


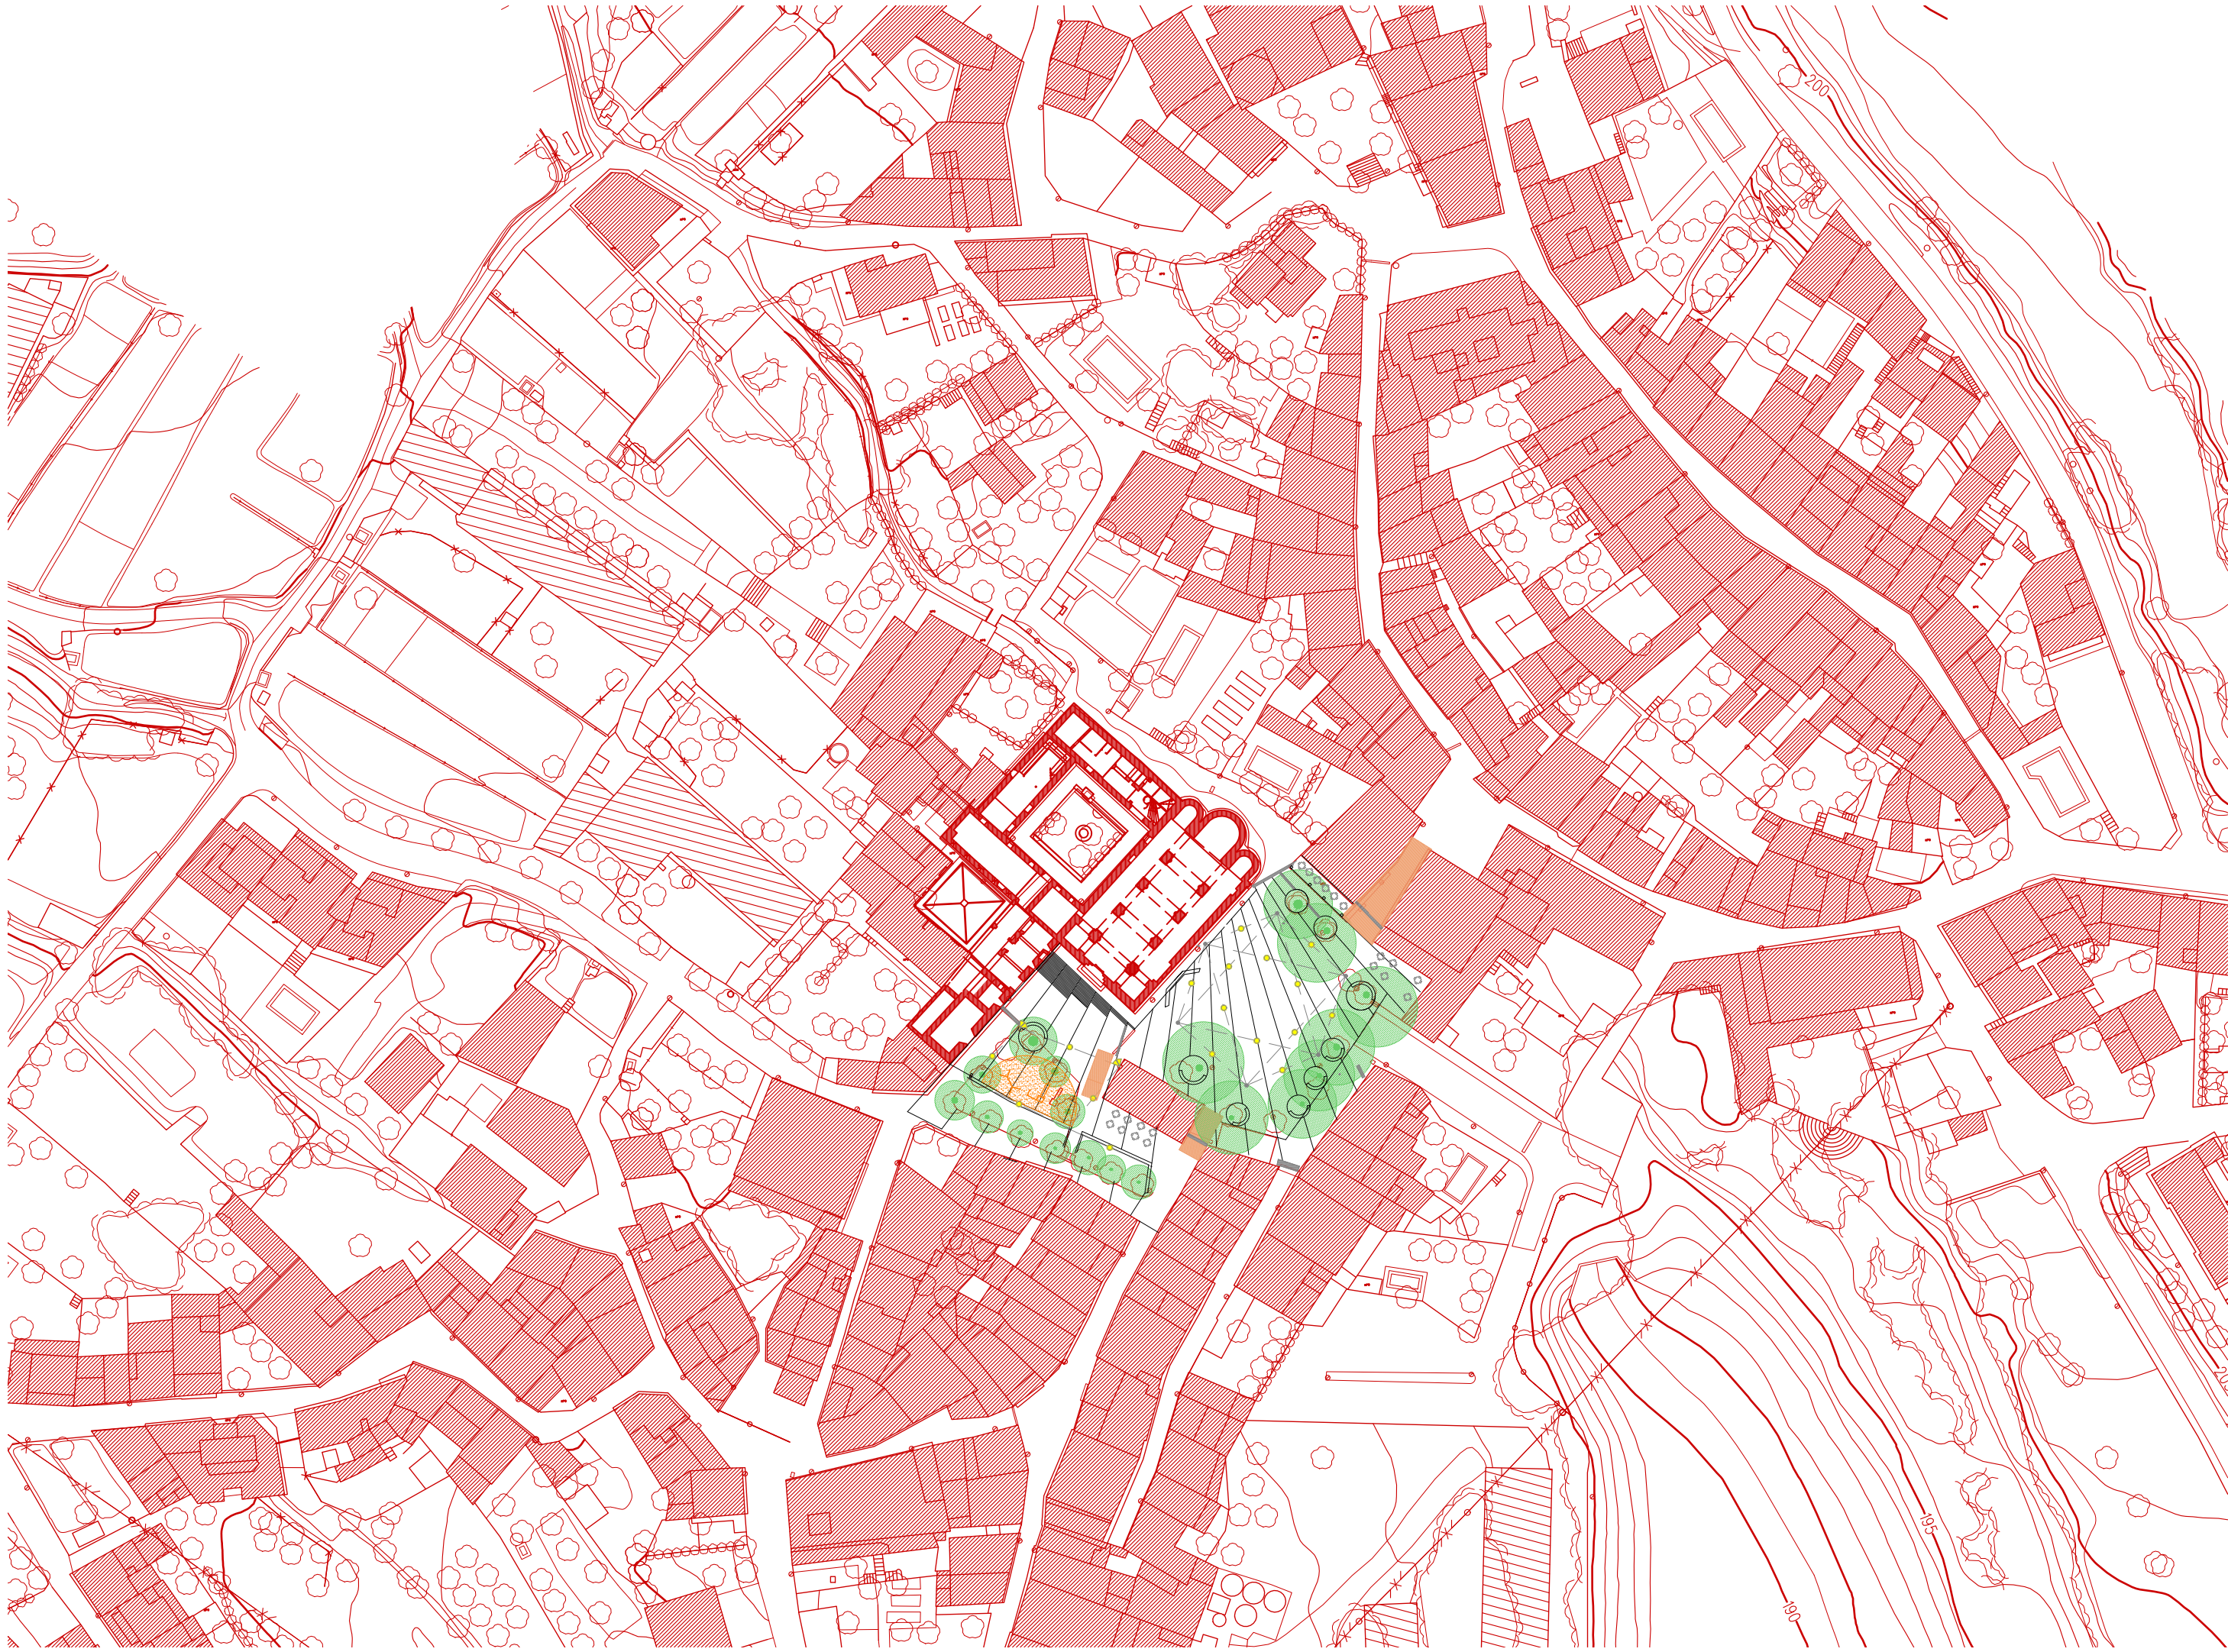

1. SITUACIÓ E : 1/1.000

PROJECTE DE MILLORA DELS ACCESSOS I L'ENTORN DE SANTA MARIA DE LLADÓ, ALT EMPORDÀ


PROMOTOR: AJUNTAMENT DE LLADÓ ARQUITECTE: JOAN FALGUERAS FONT JORDI BERTRAN JORDÀ Figueres, Setembre de 2.023



2. EMPLAÇAMENT E : 1/500

PROJECTE DE MILLORA DELS ACCESSOS I L'ENTORN DE SANTA MARIA DE LLADÓ, ALT EMPORDÀ

PROMOTOR: AJUNTAMENT DE LLADÓ ARQUITECTE: JOAN FALGUERAS FONT JORDI BERTRAN JORDÀ Figueres, Setembre de 2.023

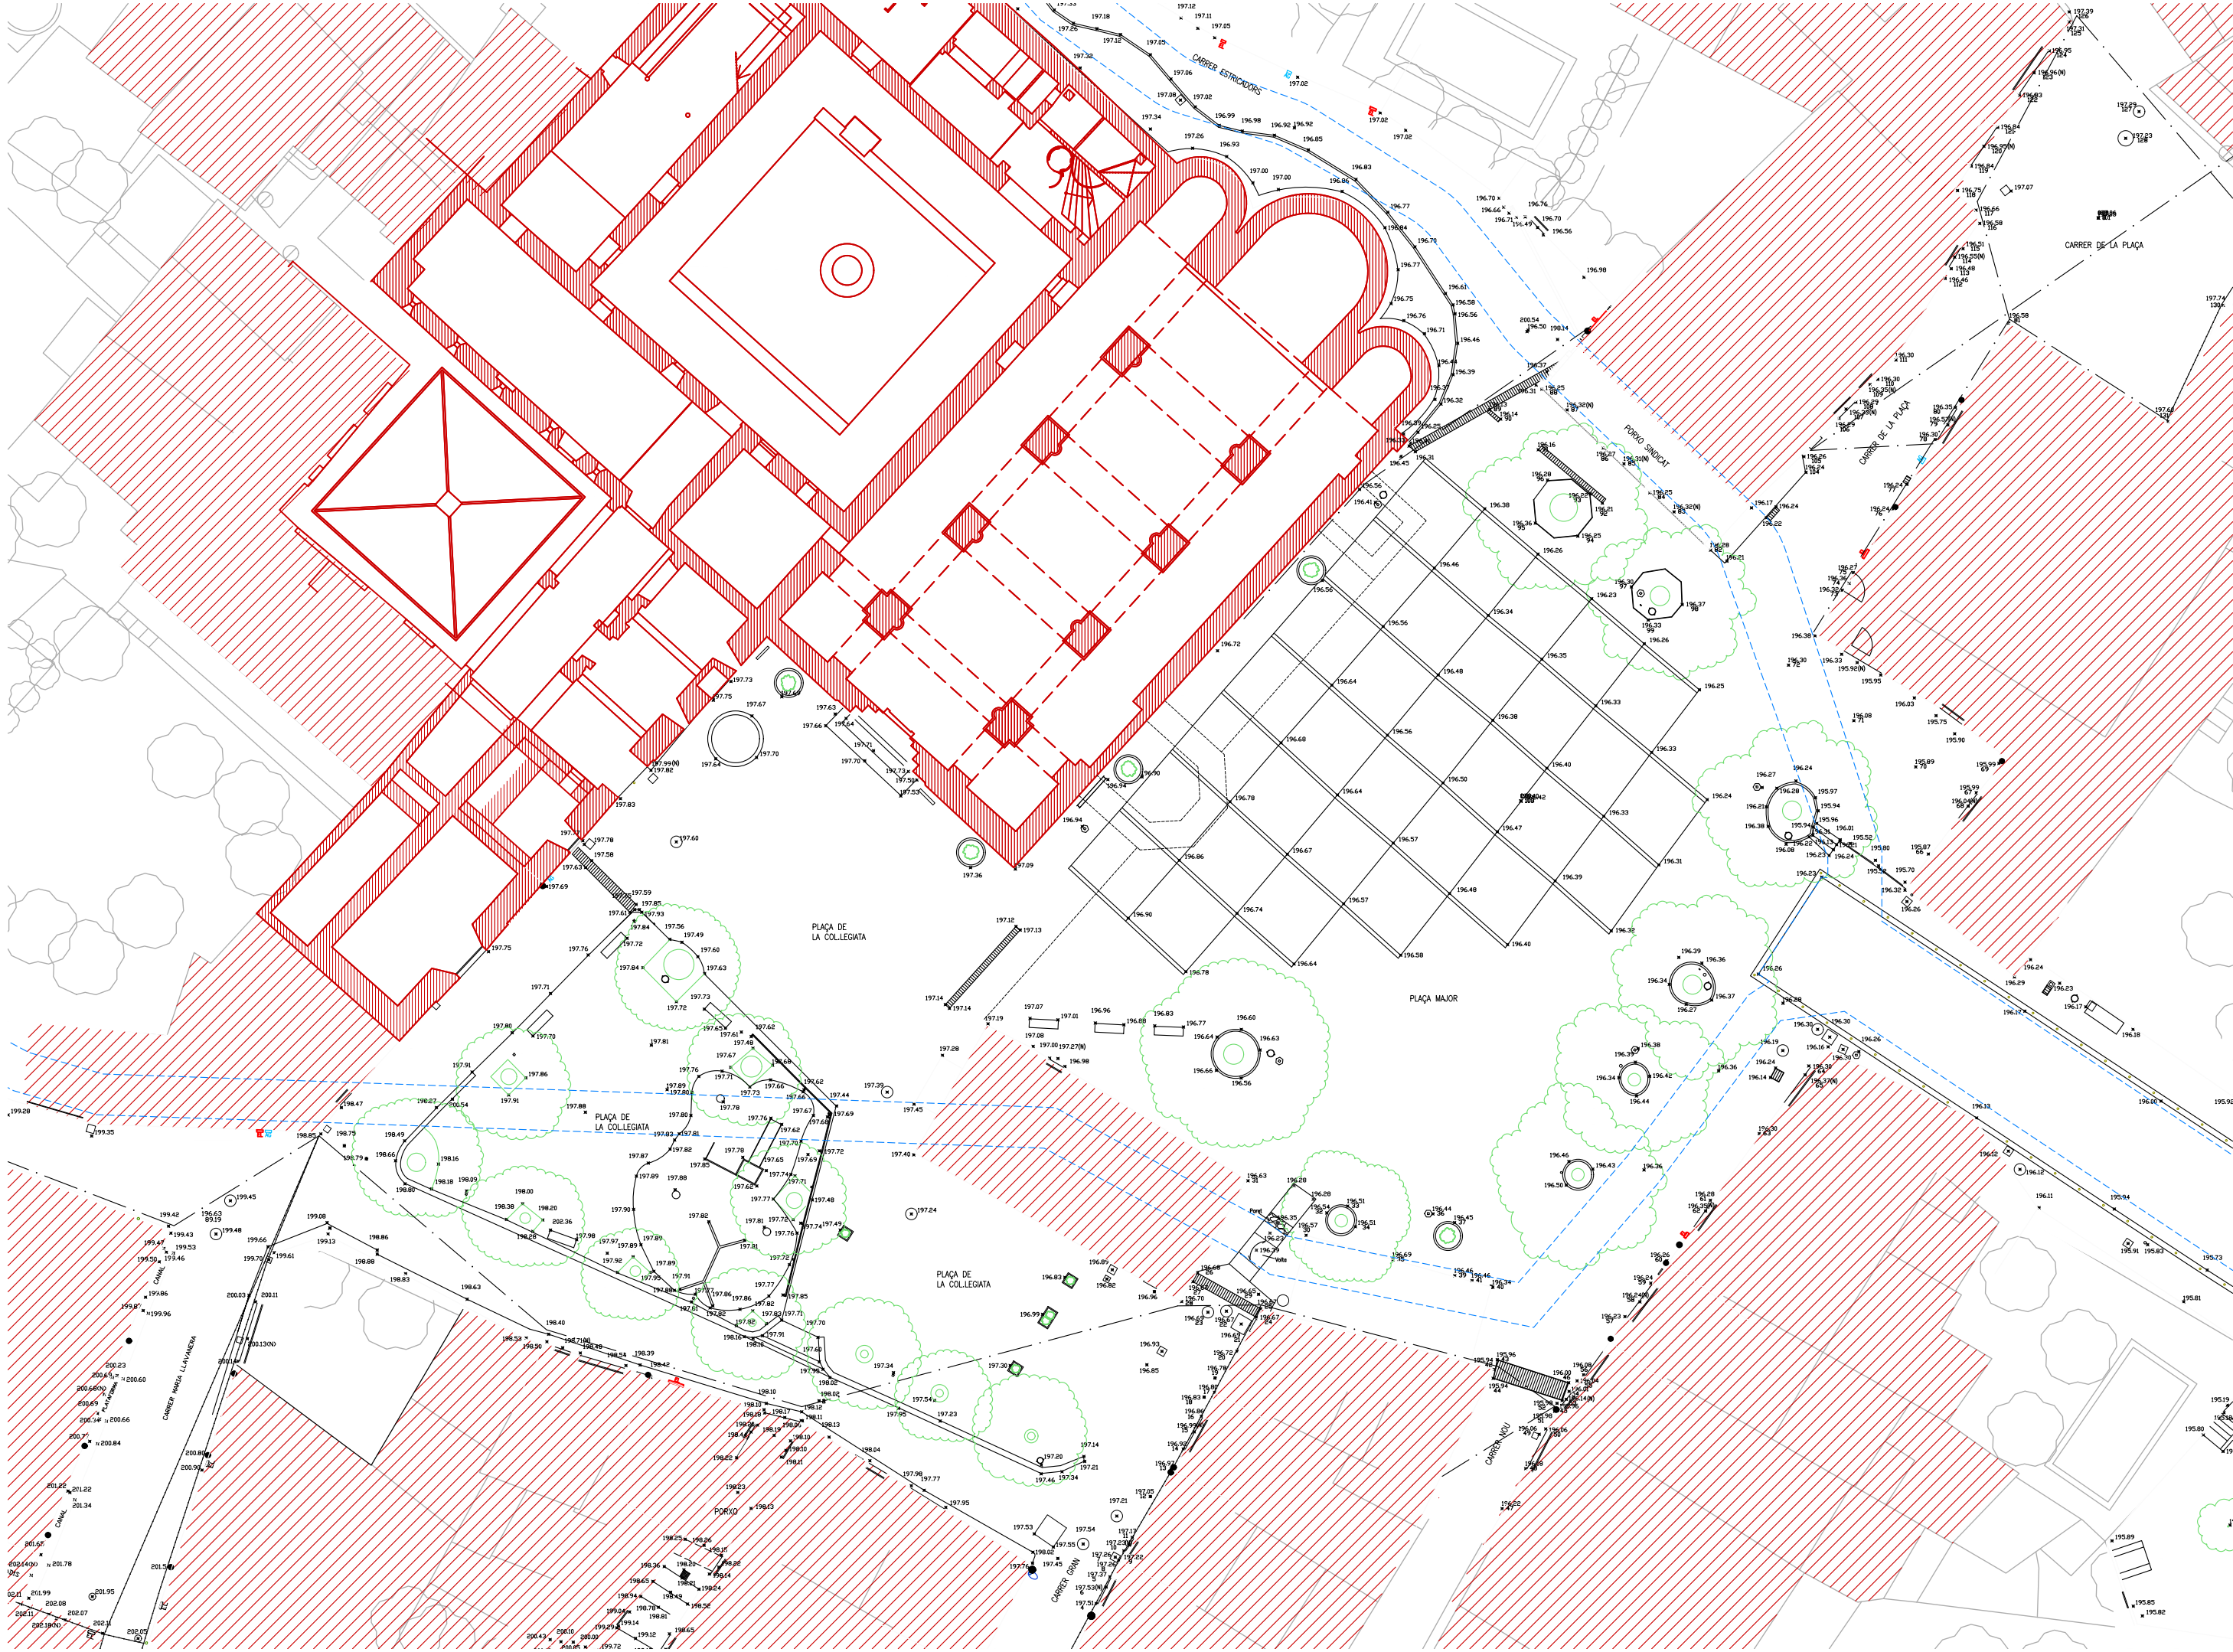


3. ESTAT ACTUAL PLANTA E : 1/300

PROJECTE DE MILLORA DELS ACCESSOS I L'ENTORN DE SANTA MARIA DE LLADÓ, ALT EMPORDÀ

PROMOTOR: AJUNTAMENT DE LLADÓ ARQUITECTE: JOAN FALGUERAS FONT JORDI BERTRAN JORDÀ


Figueres, Setembre de 2.023

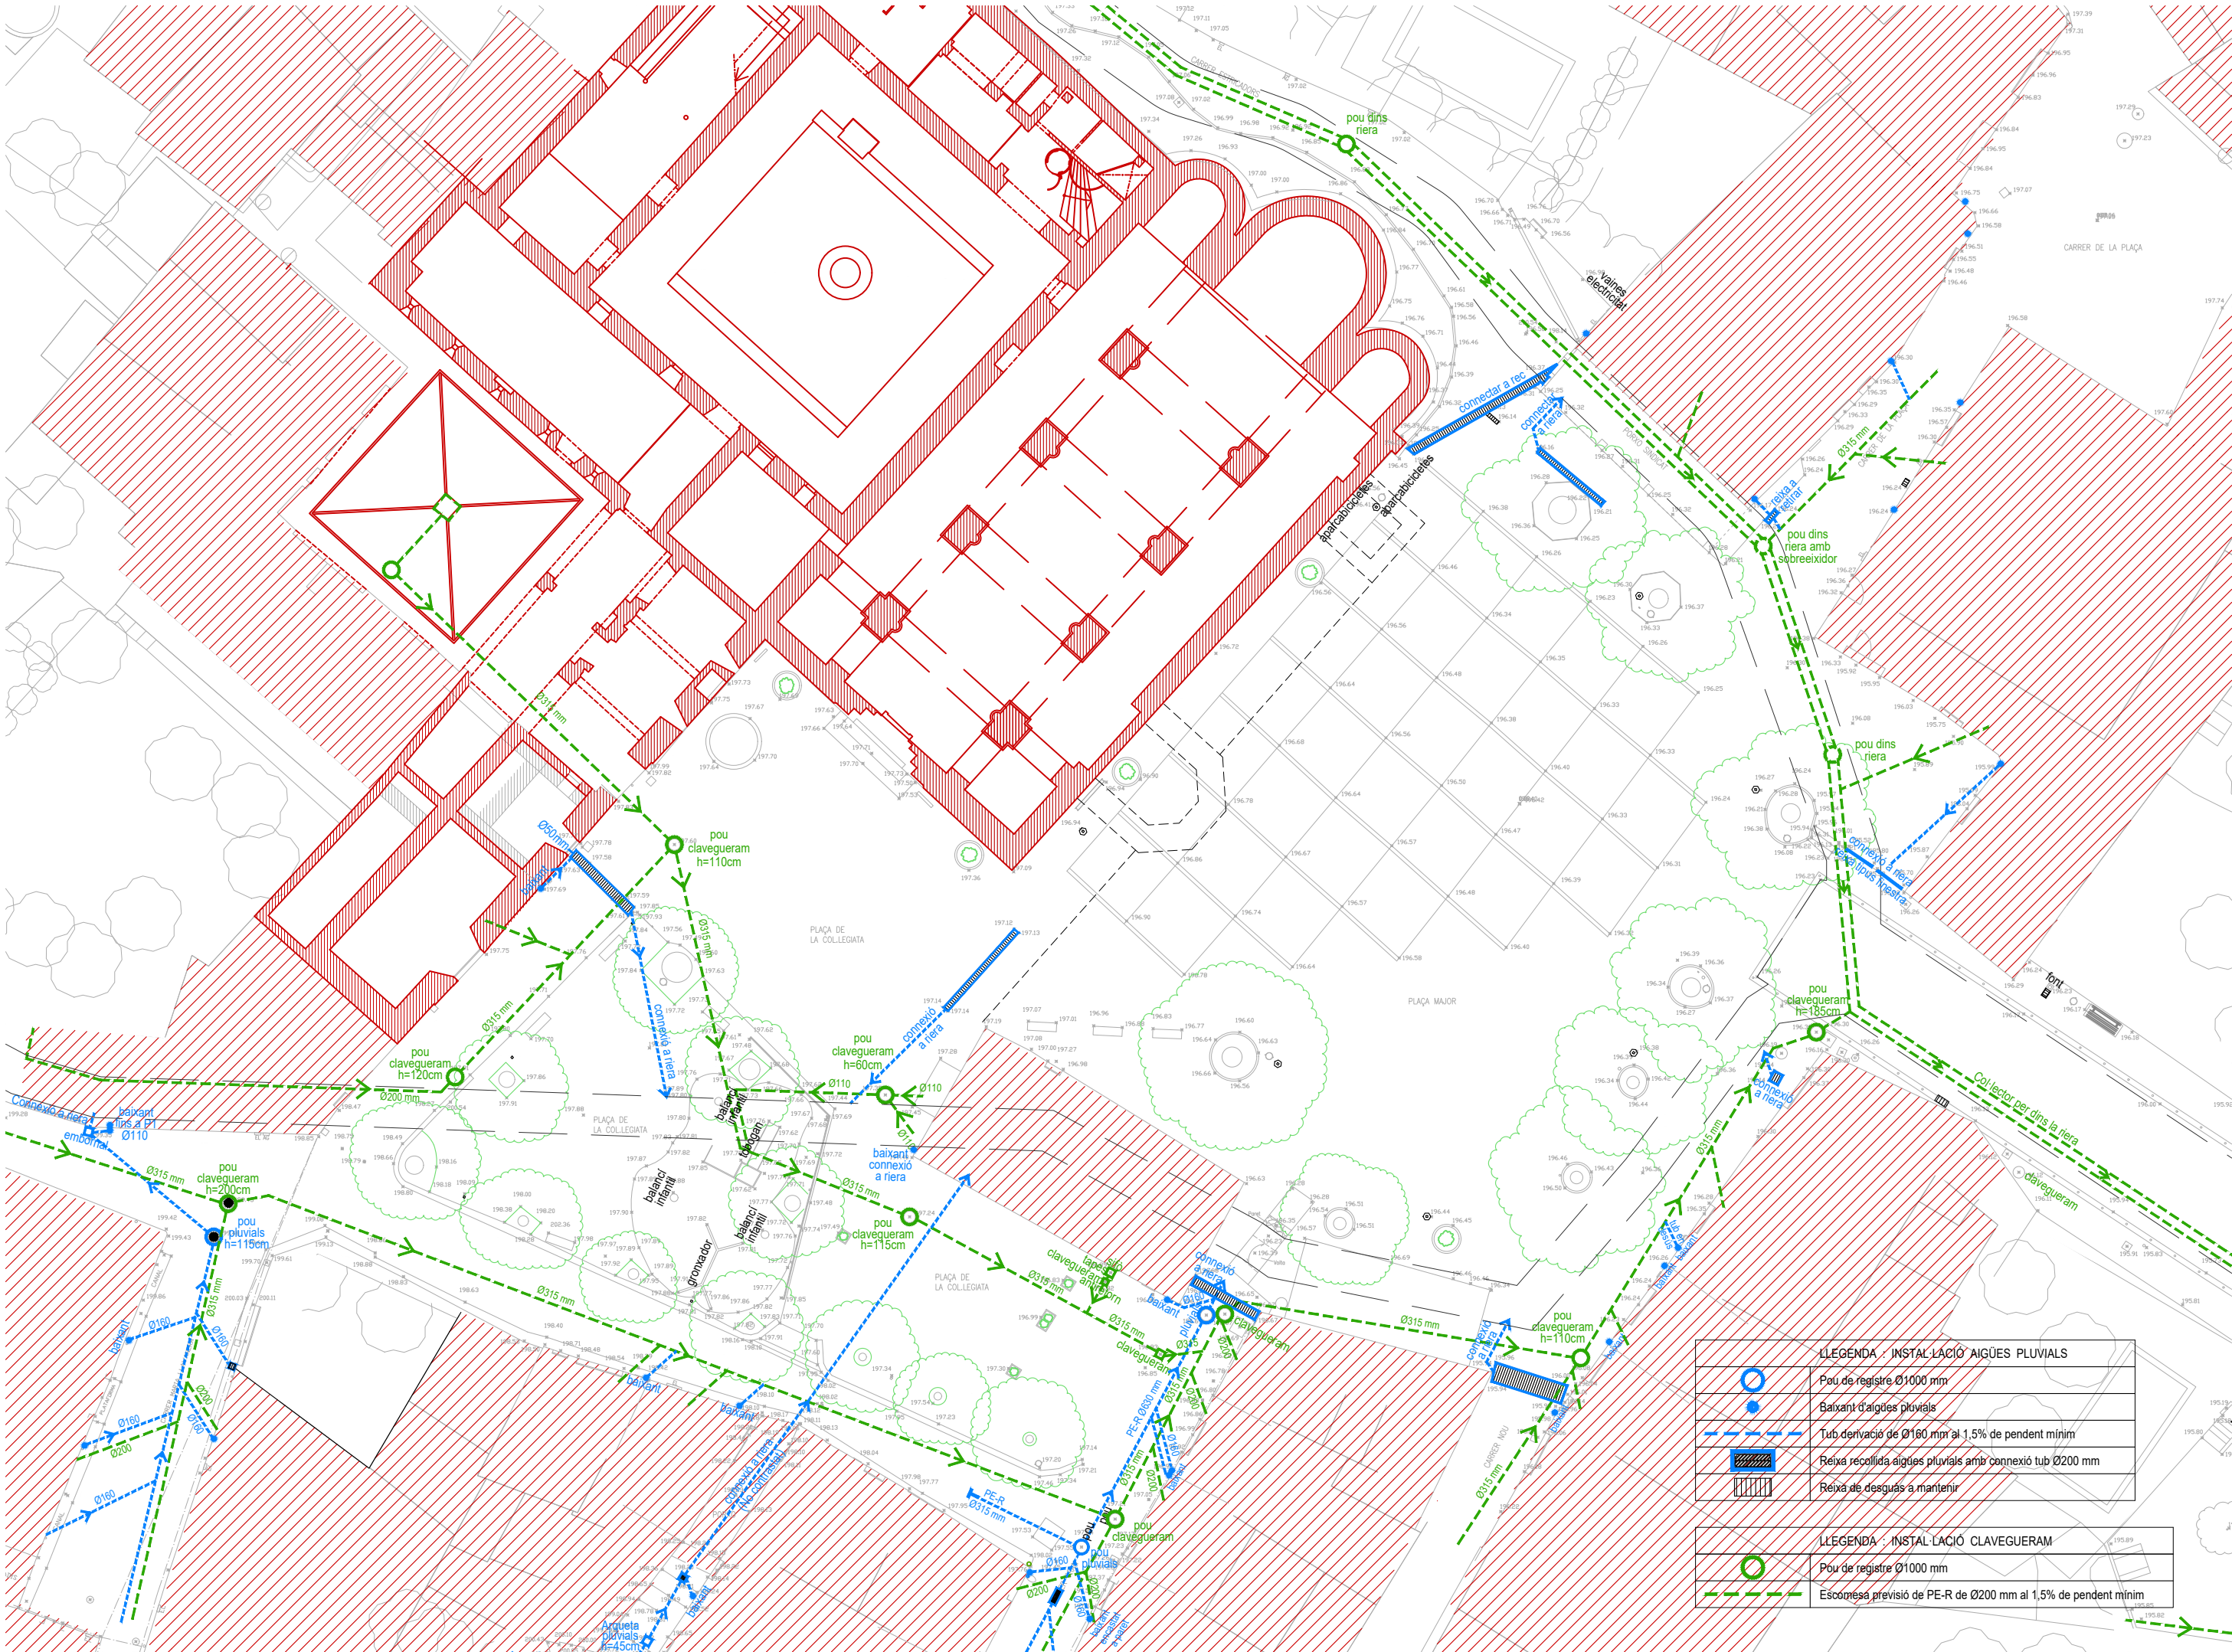

4.1 ESTAT ACTUAL SERVEIS SANEJAMENT E : 1/300

PROJECTE DE MILLORA DELS ACCESSOS I L'ENTORN DE SANTA MARIA DE LLADÓ, ALT EMPORDÀ

PROMOTOR: AJUNTAMENT DE LLADÓ ARQUITECTE: JOAN FALGUERAS FONT JORDI BERTRAN JORDA Figueres, Setembre de 2.023

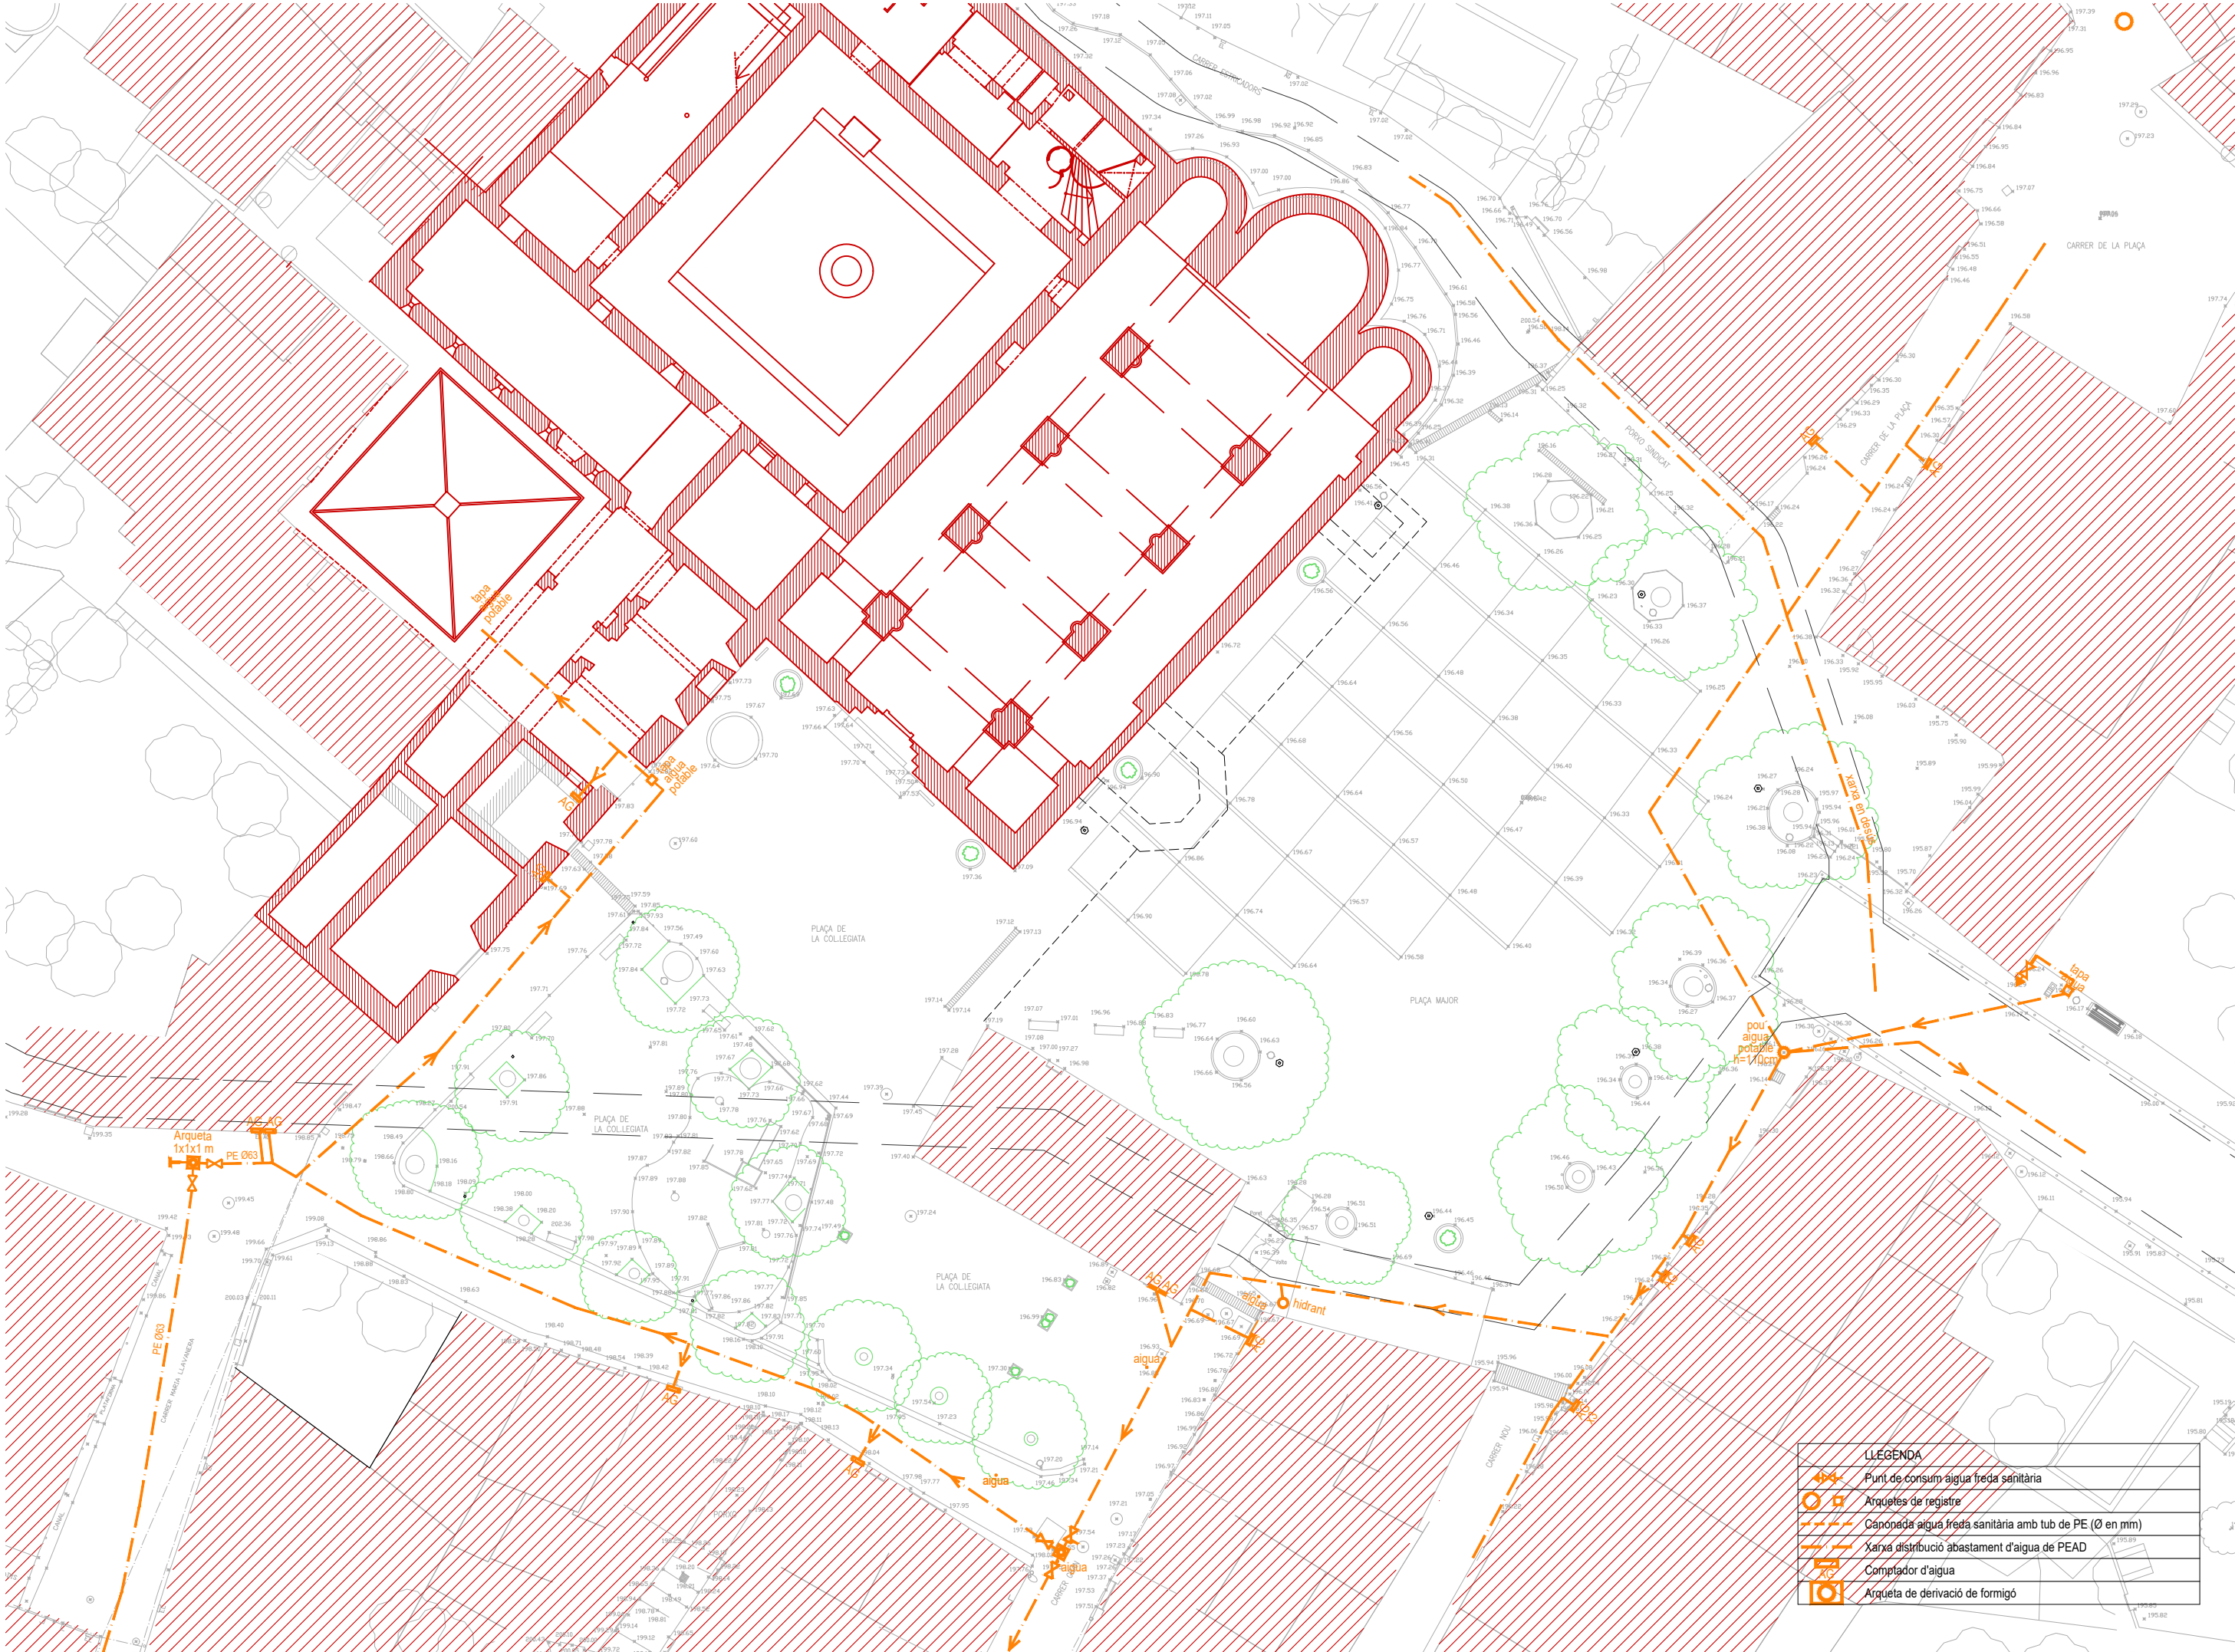


LLEGENDA	
	Punt de consum aigua freda sanitària
	Arquetes de registre
	Canonada aigua freda sanitària amb tub de PE (Ø en mm)
	Xarxa distribució abastament d'aigua de PEAD
	Comptador d'aigua
	Arqueta de derivació de formigó

4.2 ESTAT ACTUAL SERVEIS FONTANERIA E : 1/300

PROJECTE DE MILLORA DELS ACCESSOS I L'ENTORN DE SANTA MARIA DE LLADÓ, ALT EMPORDÀ

PROMOTOR: AJUNTAMENT DE LLADÓ ARQUITECTE: JOAN FALGUERAS FONT JORDI BERTRAN JORDÀ Figueres, Setembre de 2.023

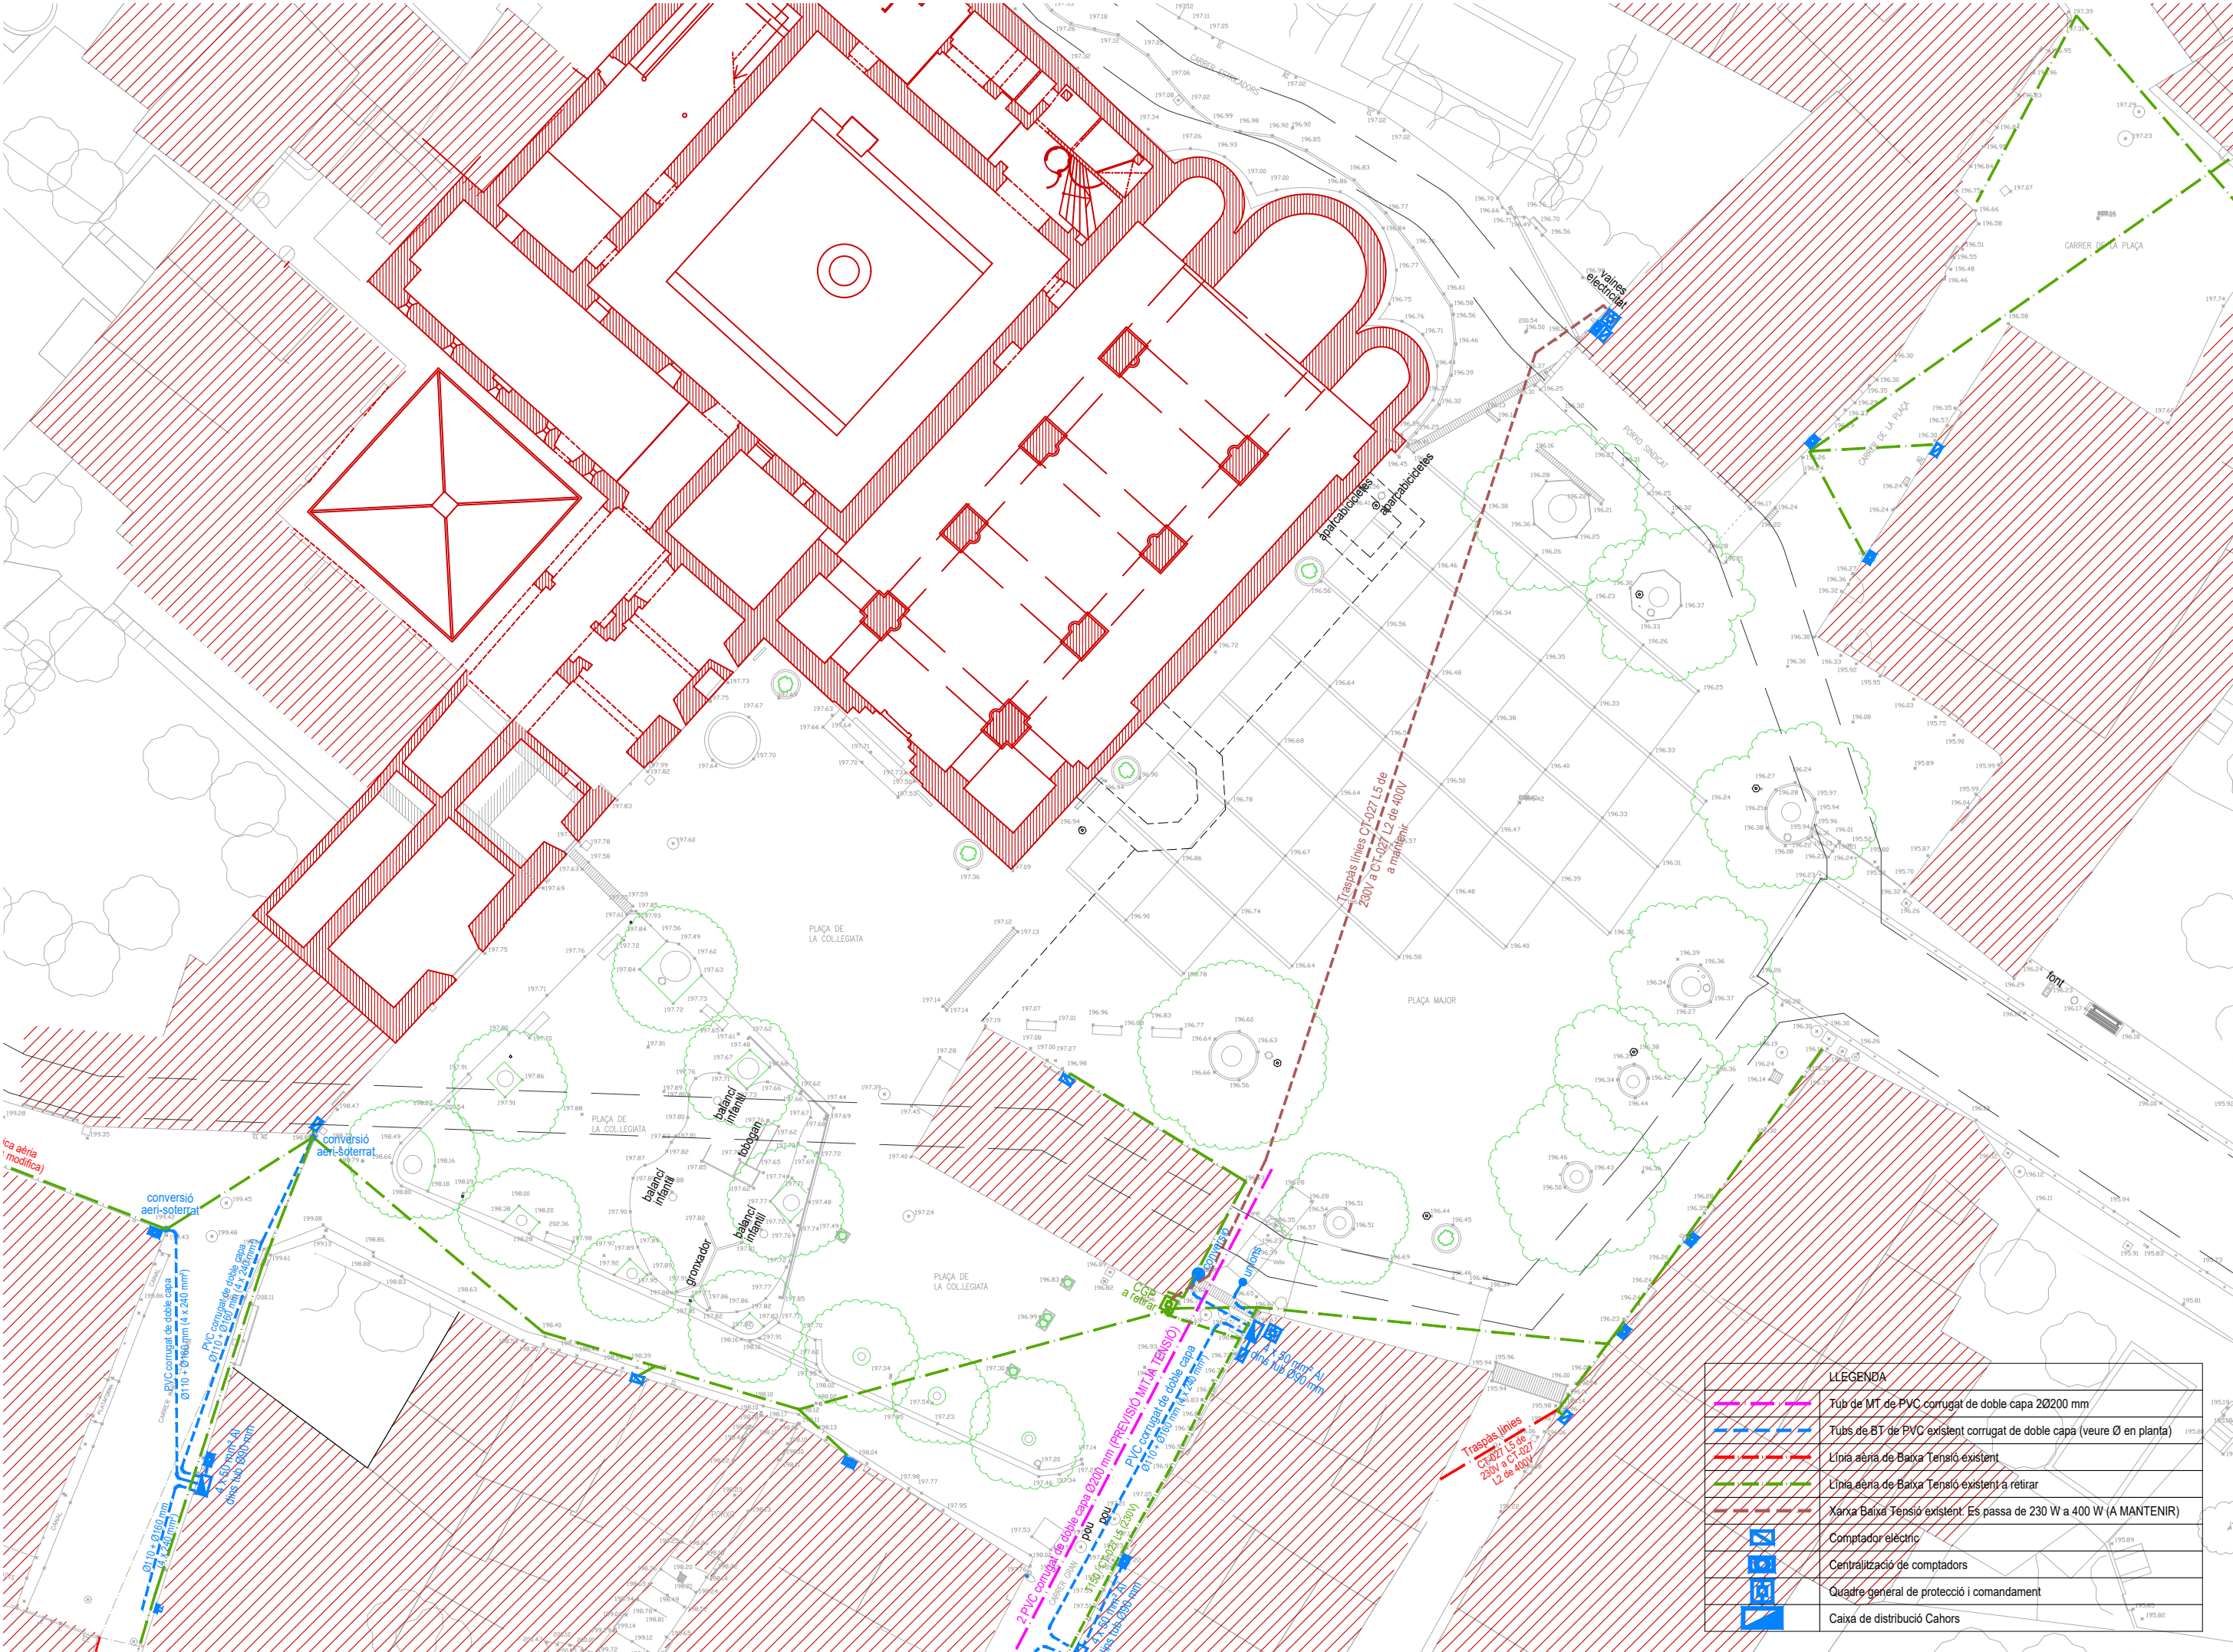


4.3 ESTAT ACTUAL SERVEIS ELECTRICITAT E : 1/300

PROJECTE DE MILLORA DELS ACCESSOS I L'ENTORN DE SANTA MARIA DE LLADÓ, ALT EMPORDÀ

PROMOTOR: AJUNTAMENT DE LLADÓ ARQUITECTE: JOAN FALGUERAS FONT JORDI BERTRAN JORDÀ


Figueres, Setembre de 2.023

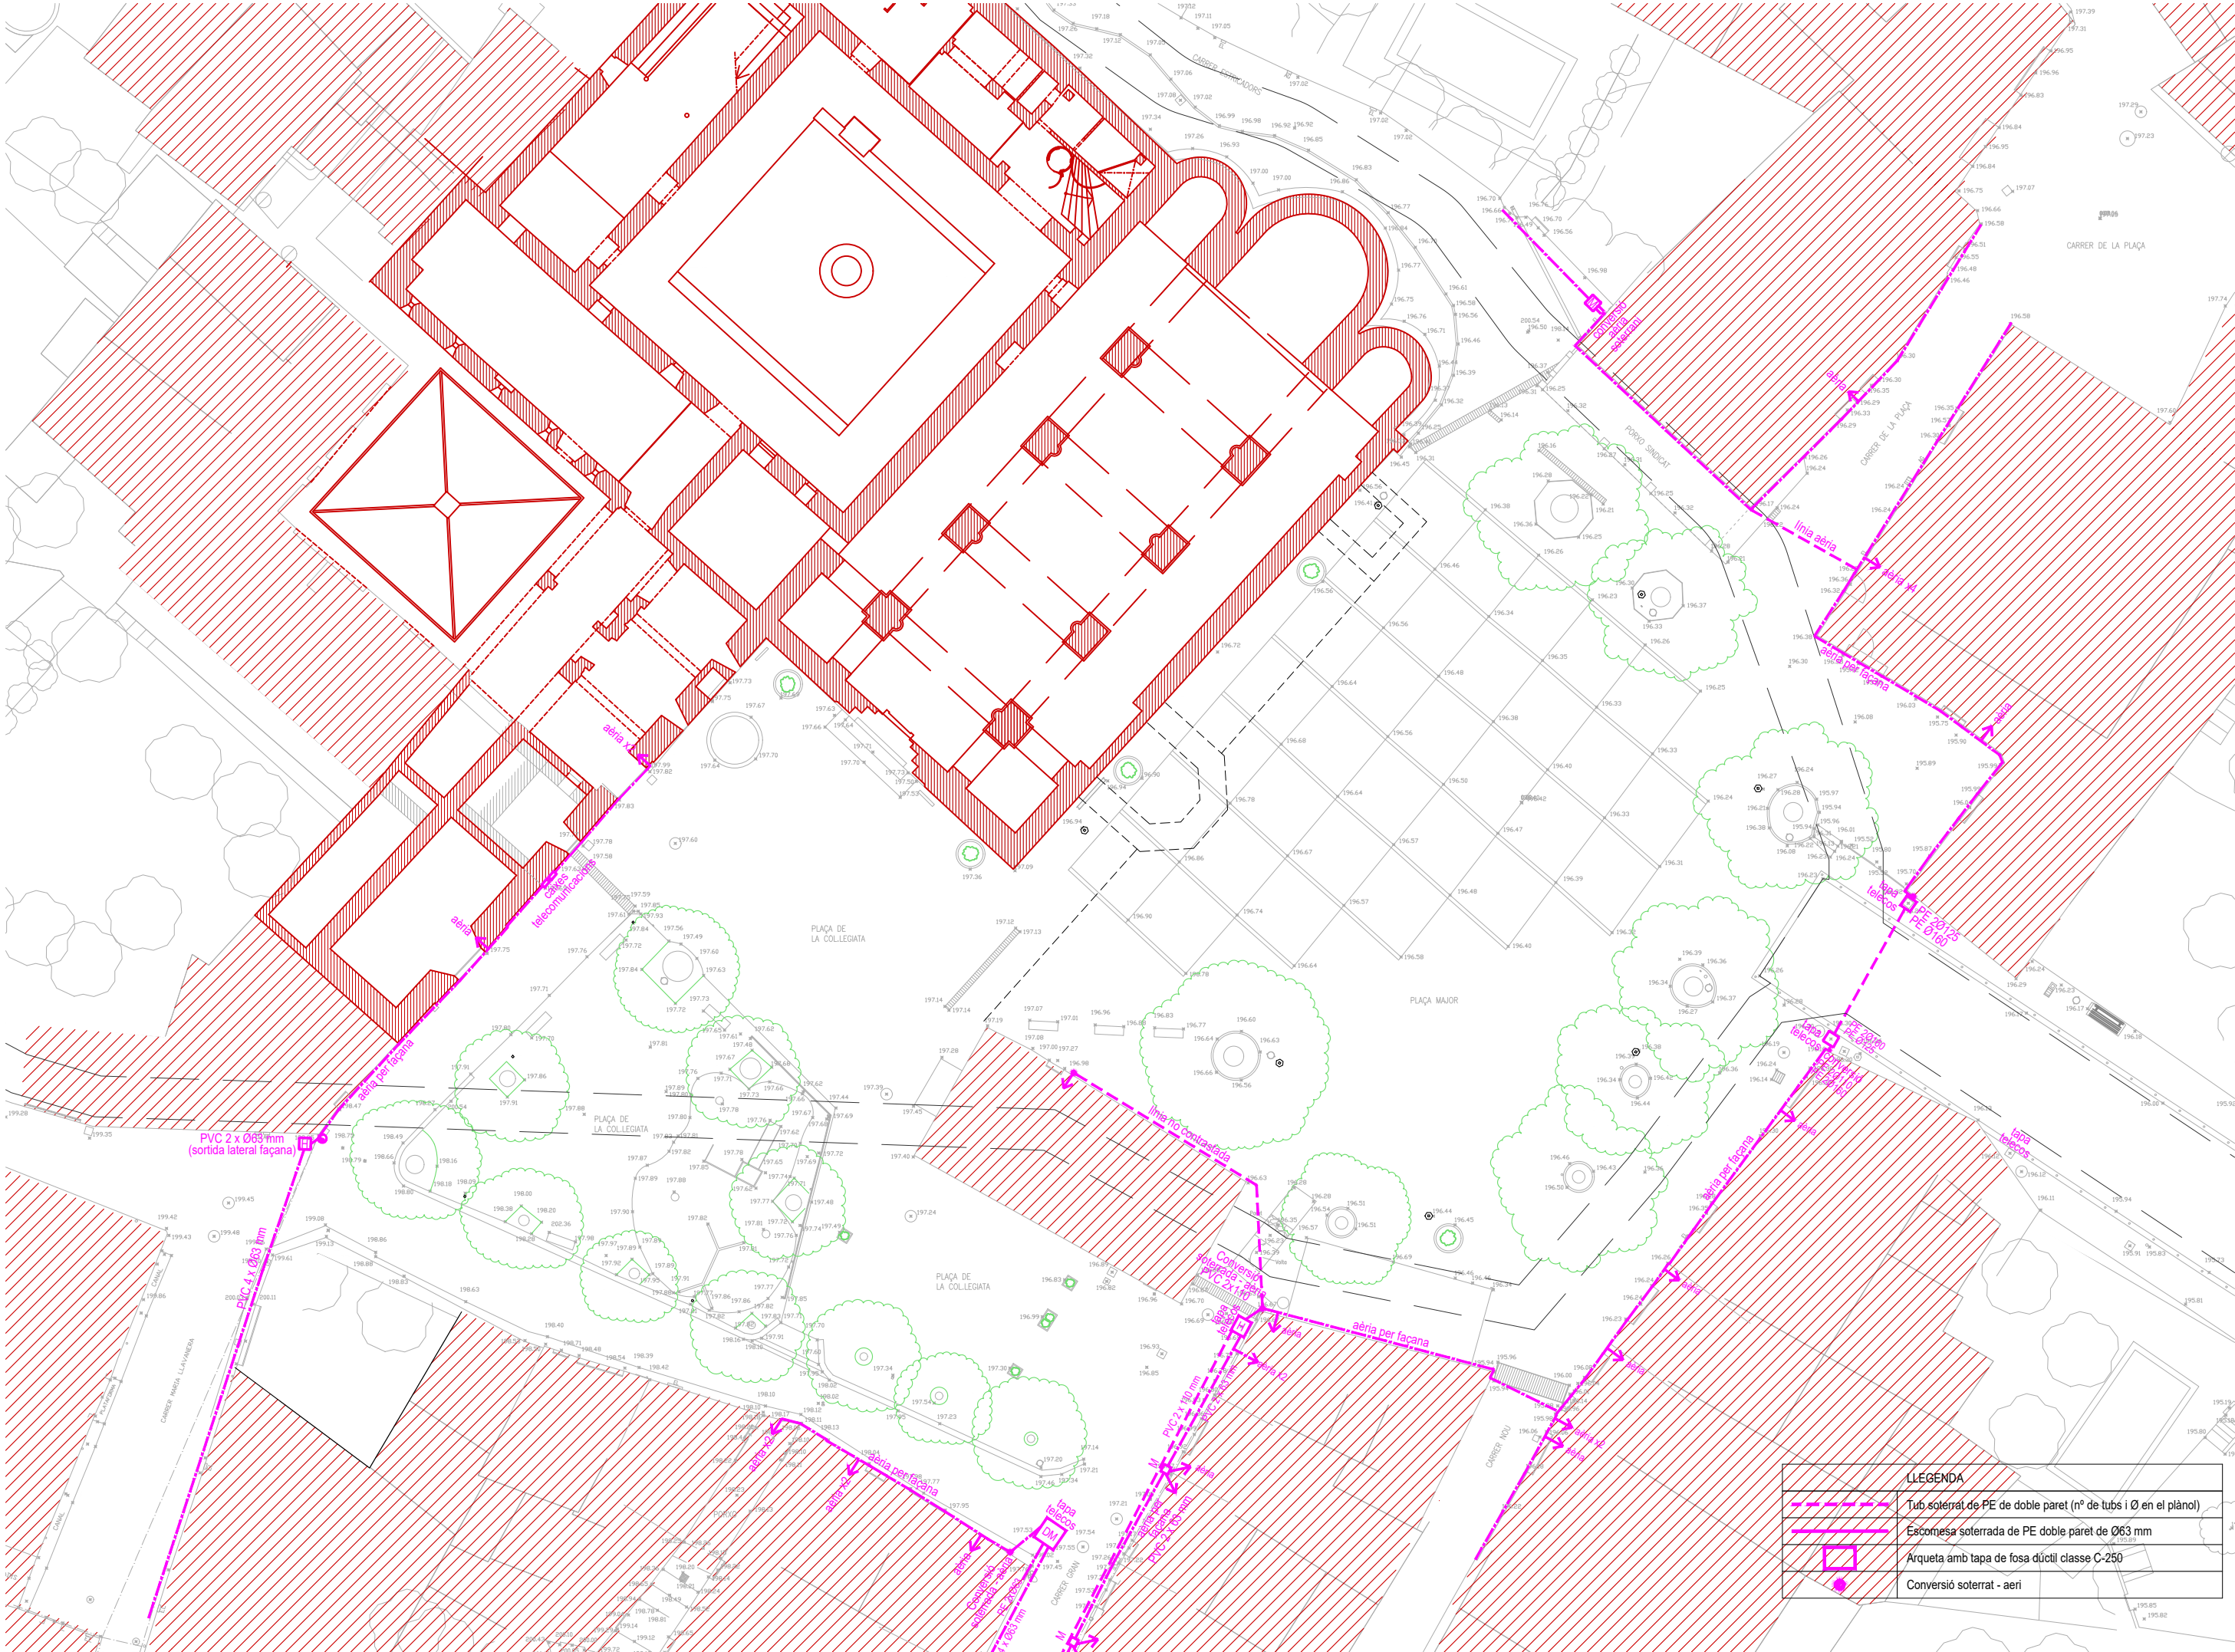

4.4 ESTAT ACTUAL SERVEIS TELECOMUNICACIONS E : 1/300

PROJECTE DE MILLORA DELS ACCESSOS I L'ENTORN DE SANTA MARIA DE LLADÓ, ALT EMPORDÀ

PROMOTOR: AJUNTAMENT DE LLADÓ ARQUITECTE: JOAN FALGUERAS FONT JORDI BERTRAN JORDÀ Figueres, Setembre de 2.023

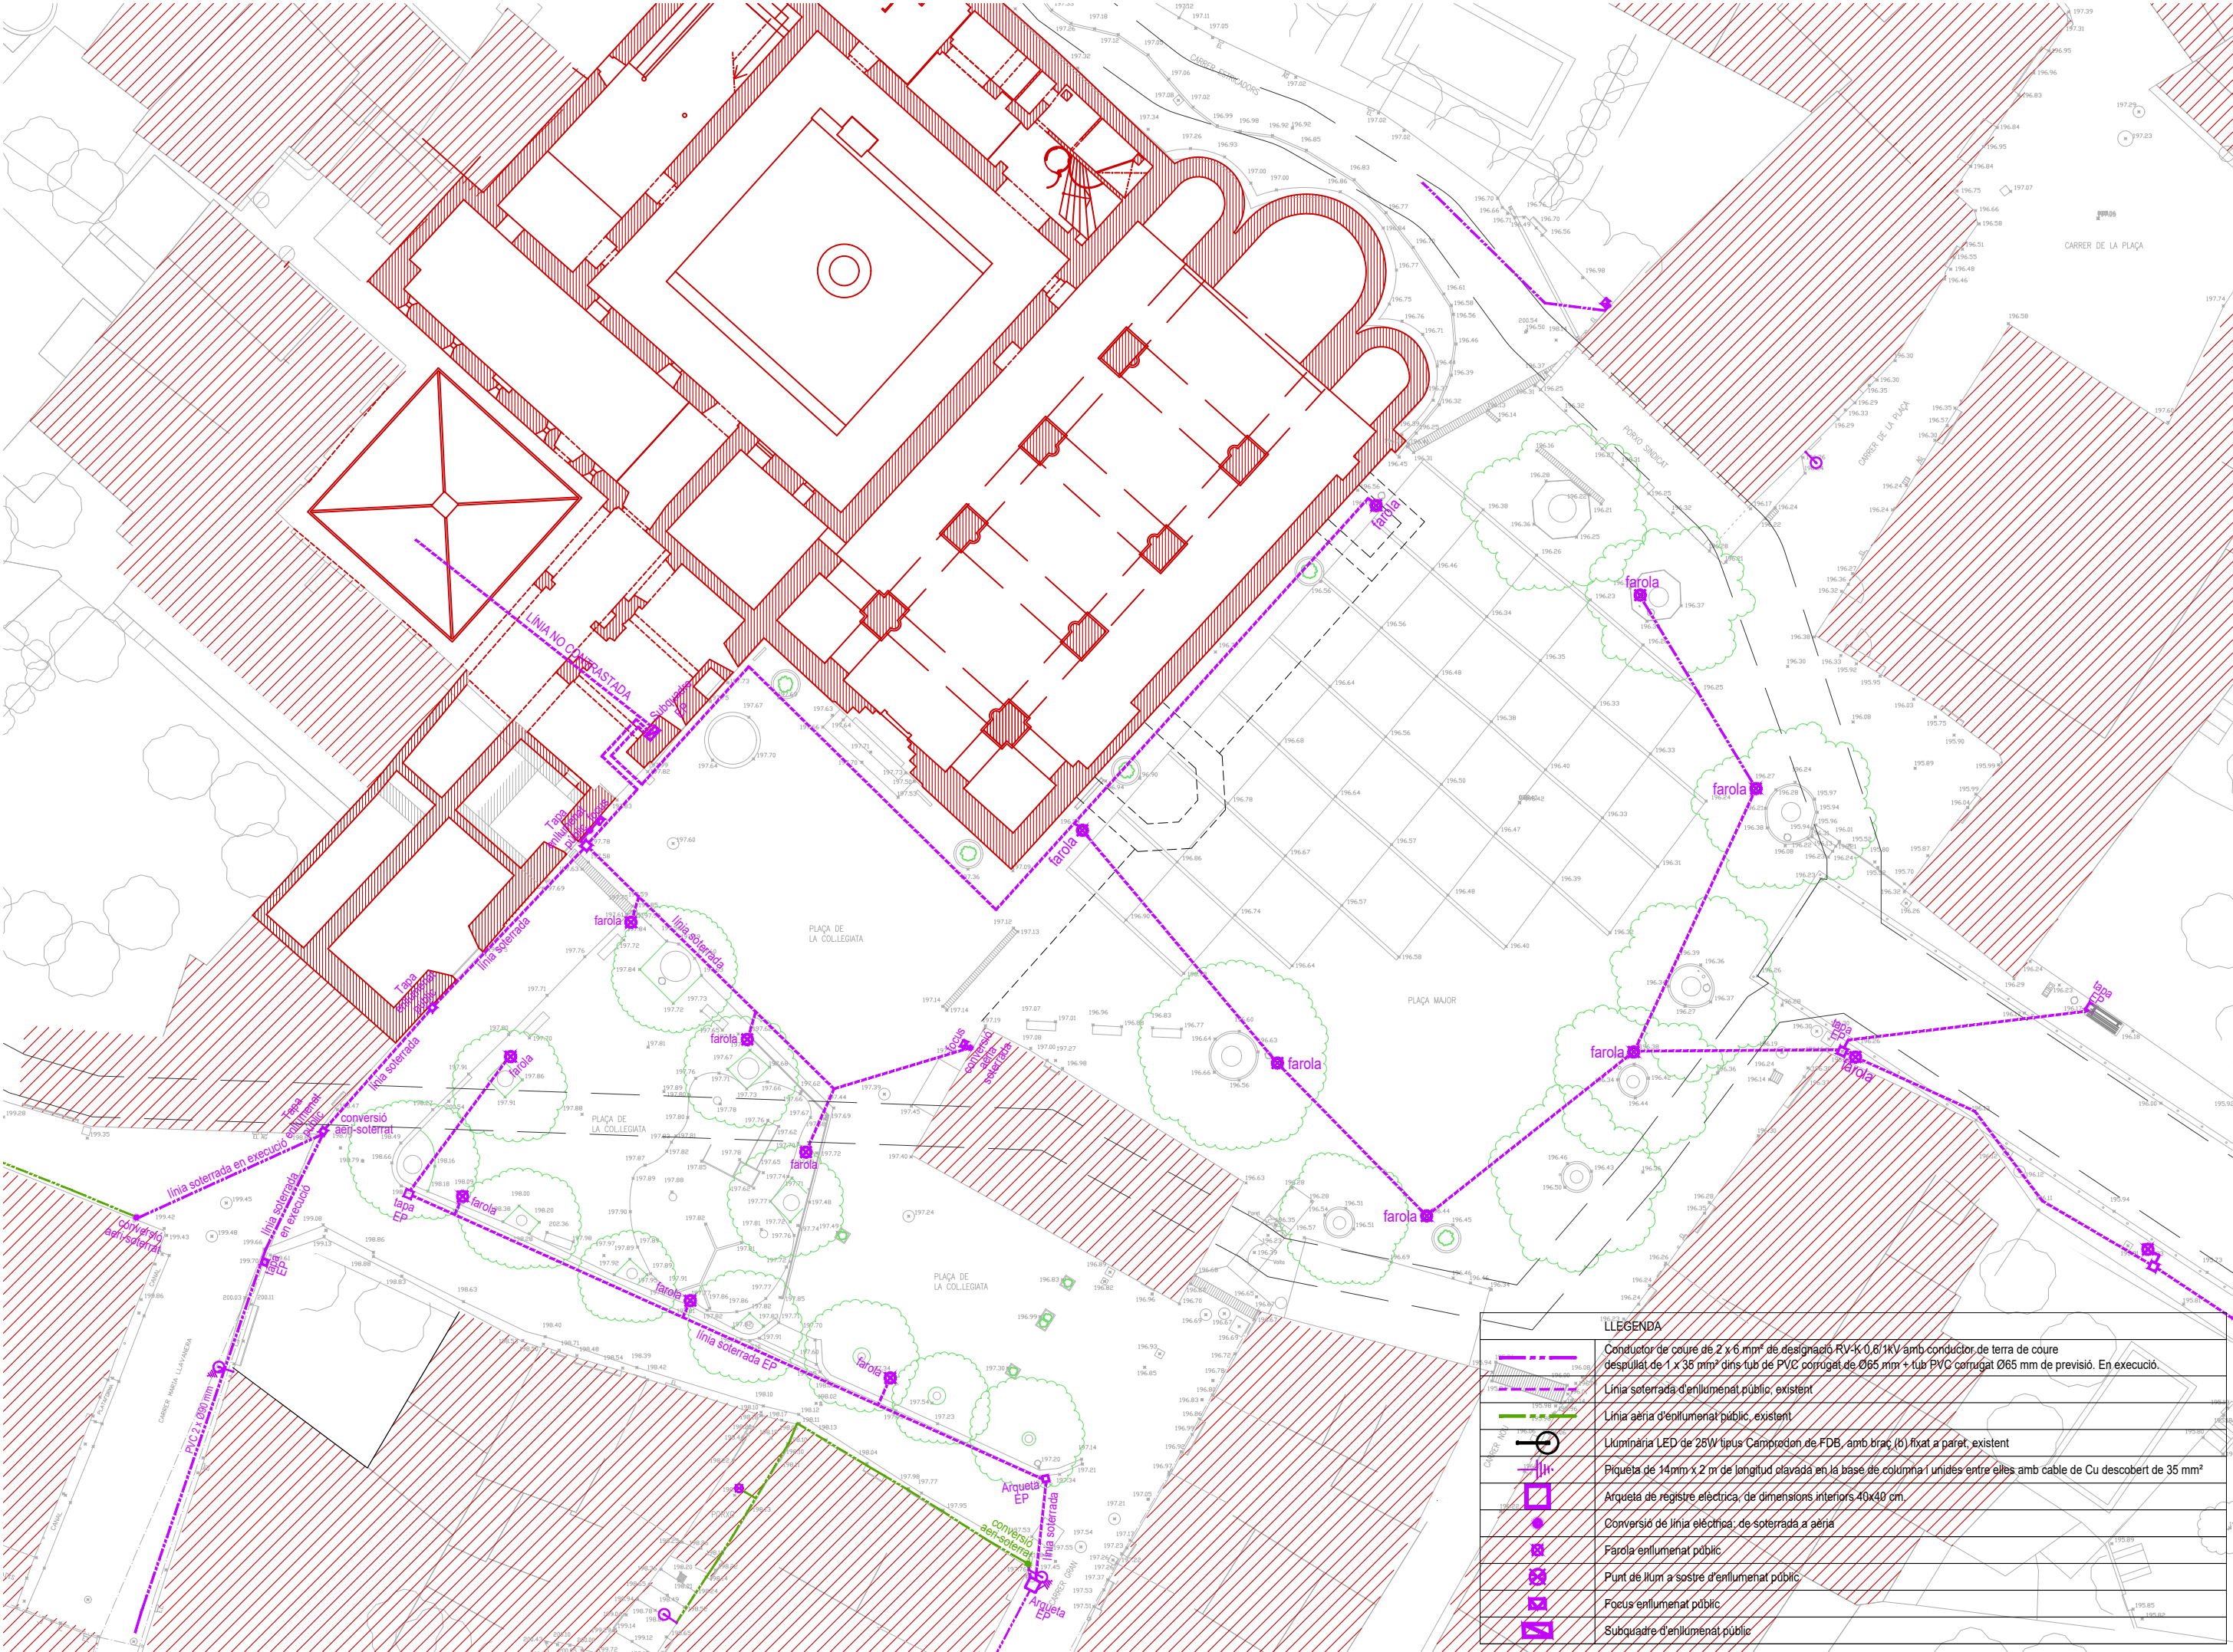


LLEENDA	
	Conductor de coure de 2 x 6 mm² de designació RV-K 0,8/1kV amb conductor de terra de coure despullat de 1 x 35 mm² dins tub de PVC corrugat de Ø65 mm + tub PVC corrugat Ø65 mm de previsió. En execució.
	Línia soterrada d'enllumenat públic, existent
	Línia aèria d'enllumenat públic, existent
	Luminària LED de 25W tipus Camprodon de FDB, amb braç (b) fixat a paret, existent
	Piqueta de 14mm x 2 m de longitud clavada en la base de columna i unides entre elles amb cable de Cu descobert de 35 mm²
	Arqueta de registre elèctrica, de dimensions interiors 40x40 cm.
	Conversió de línia elèctrica, de soterrada a aèria
	Farola d'enllumenat públic
	Punt de llum a sostre d'enllumenat públic
	Focus d'enllumenat públic
	Subquadre d'enllumenat públic

4.5 ESTAT ACTUAL SERVEIS ENLLUMENAT PÚBLIC E : 1/300

PROJECTE DE MILLORA DELS ACCESSOS I L'ENTORN DE SANTA MARIA DE LLADÓ, ALT EMPORDÀ


PROMOTOR: AJUNTAMENT DE LLADÓ ARQUITECTE: JOAN FALGUERAS FONT JORDI BERTRAN JORDA Figueres, Setembre de 2.023

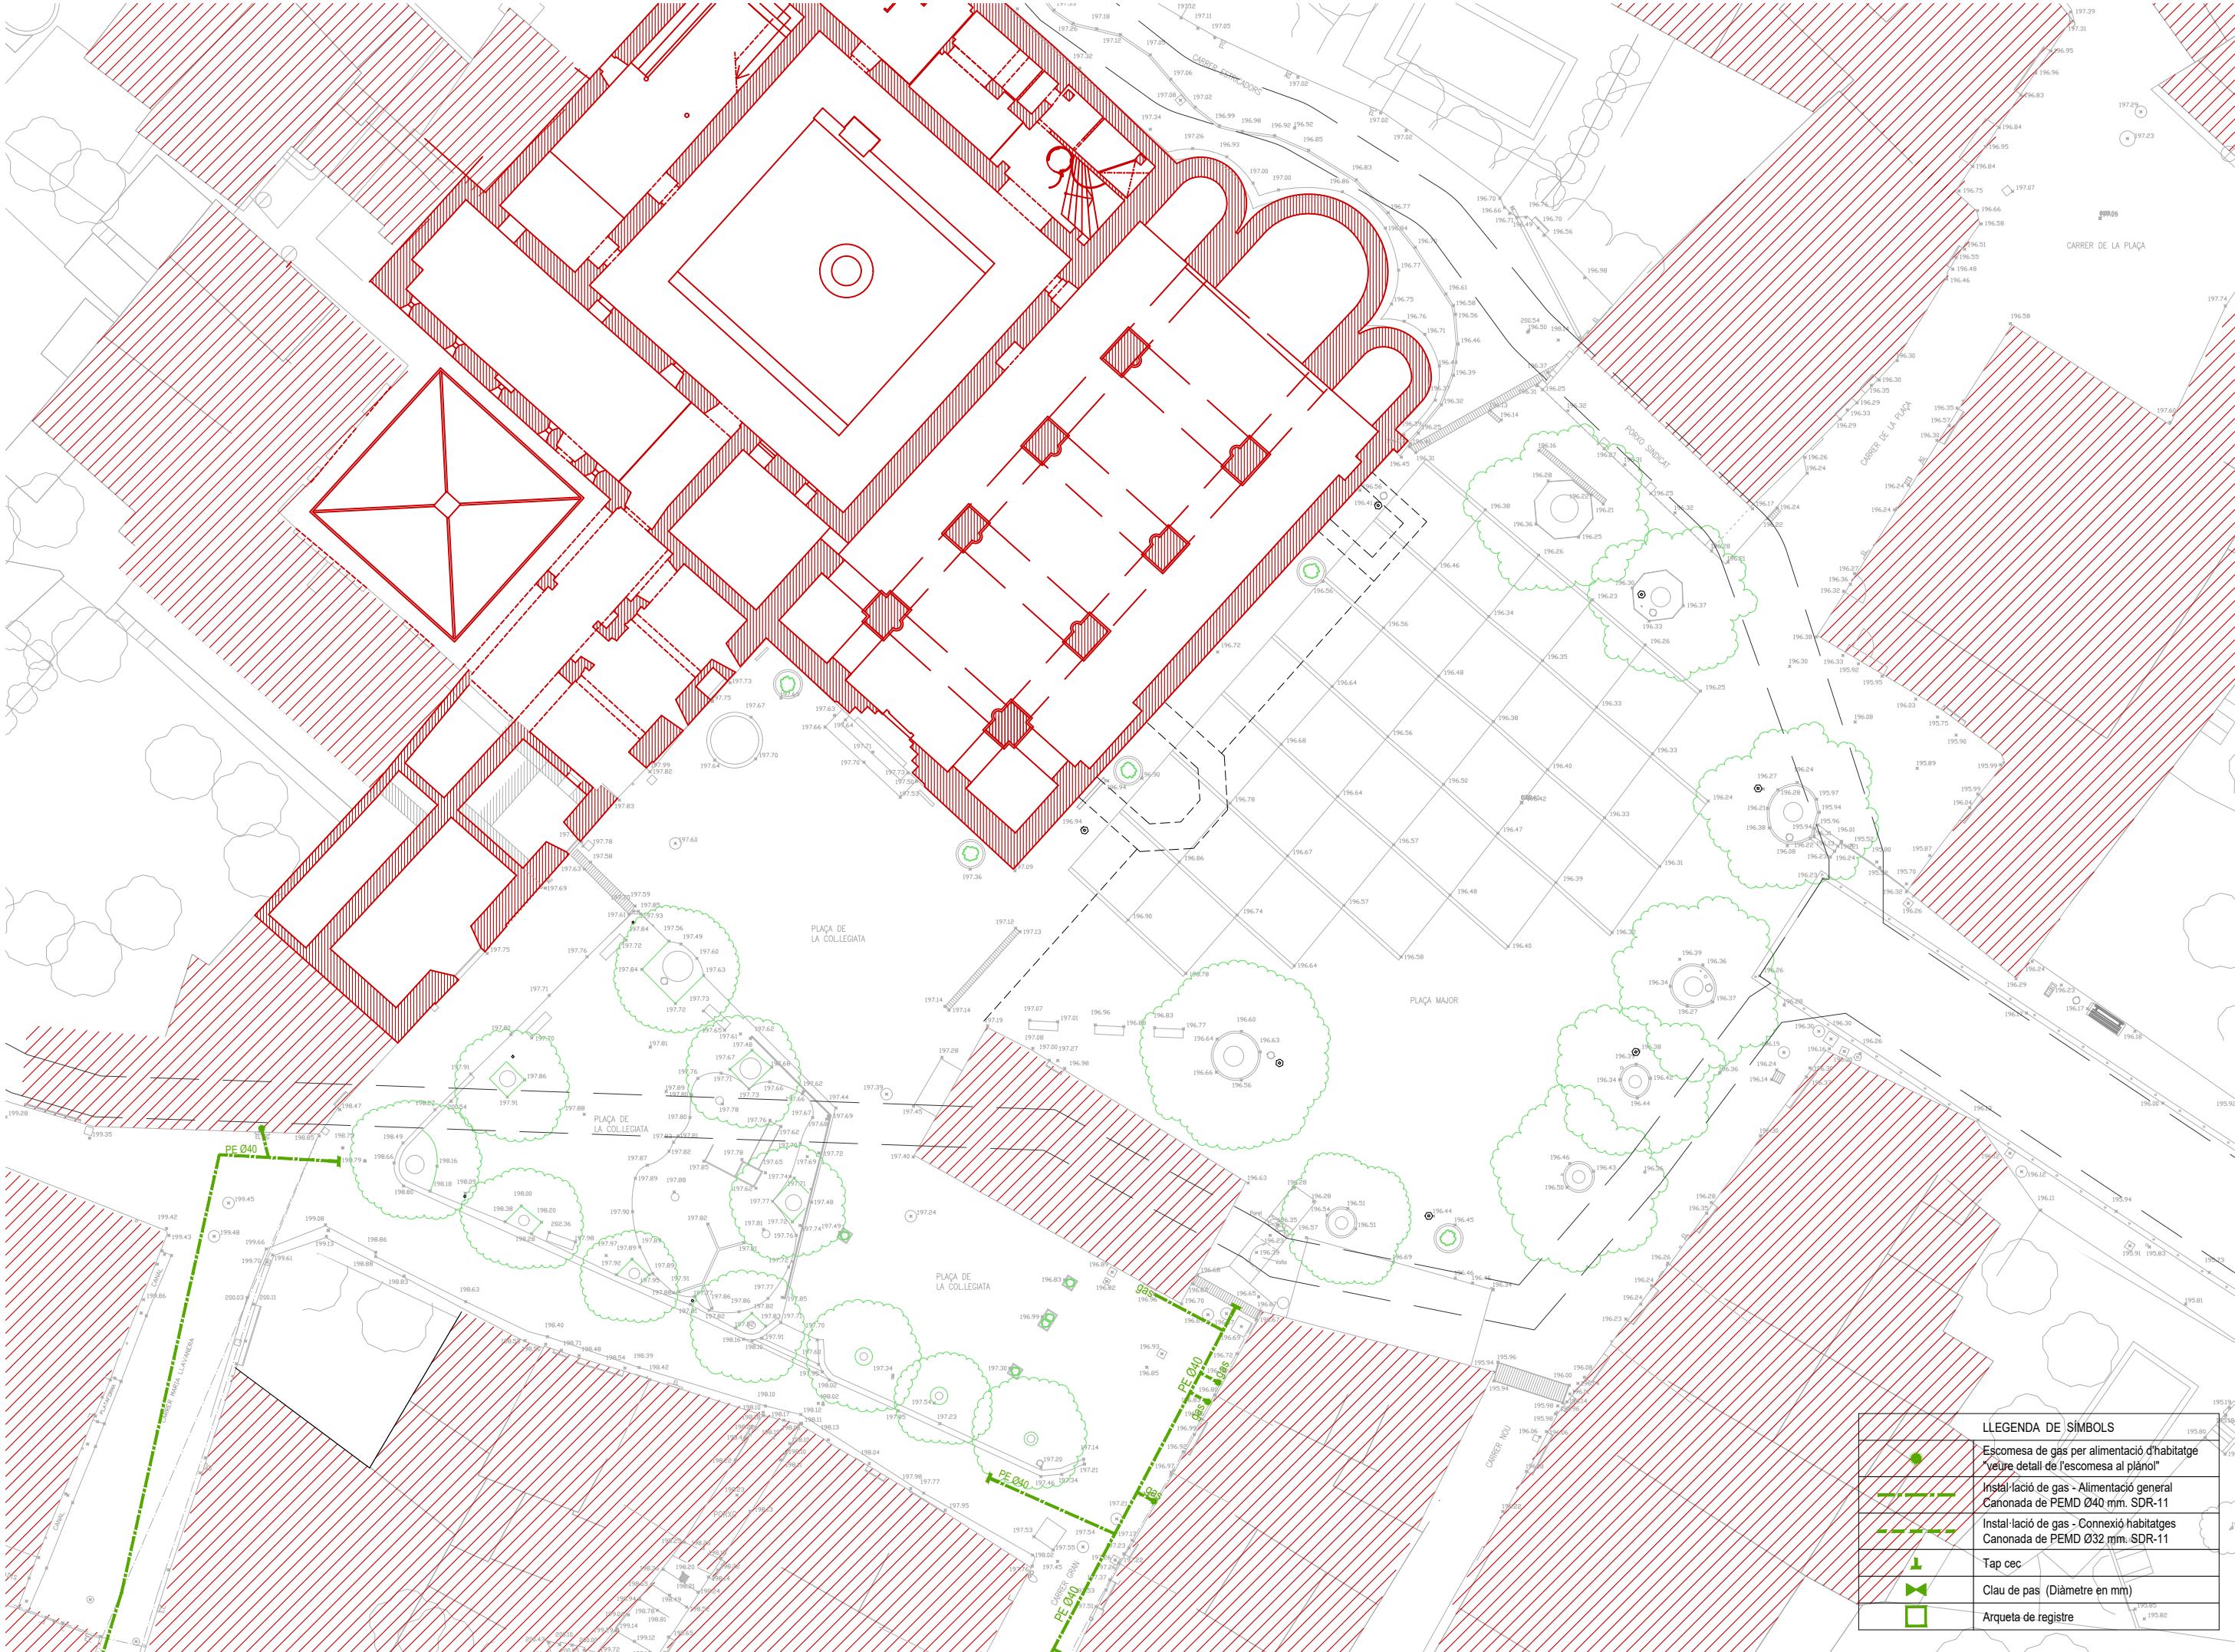

4.6 ESTAT ACTUAL SERVEIS GAS E : 1/300


PROJECTE DE MILLORA DELS ACCESSOS I L'ENTORN DE SANTA MARIA DE LLADÓ, ALT EMPORDÀ

PROMOTOR: AJUNTAMENT DE LLADÓ ARQUITECTE: JOAN FALGUERAS FONT JORDI BERTRAN JORDA Figueres, Setembre de 2.023

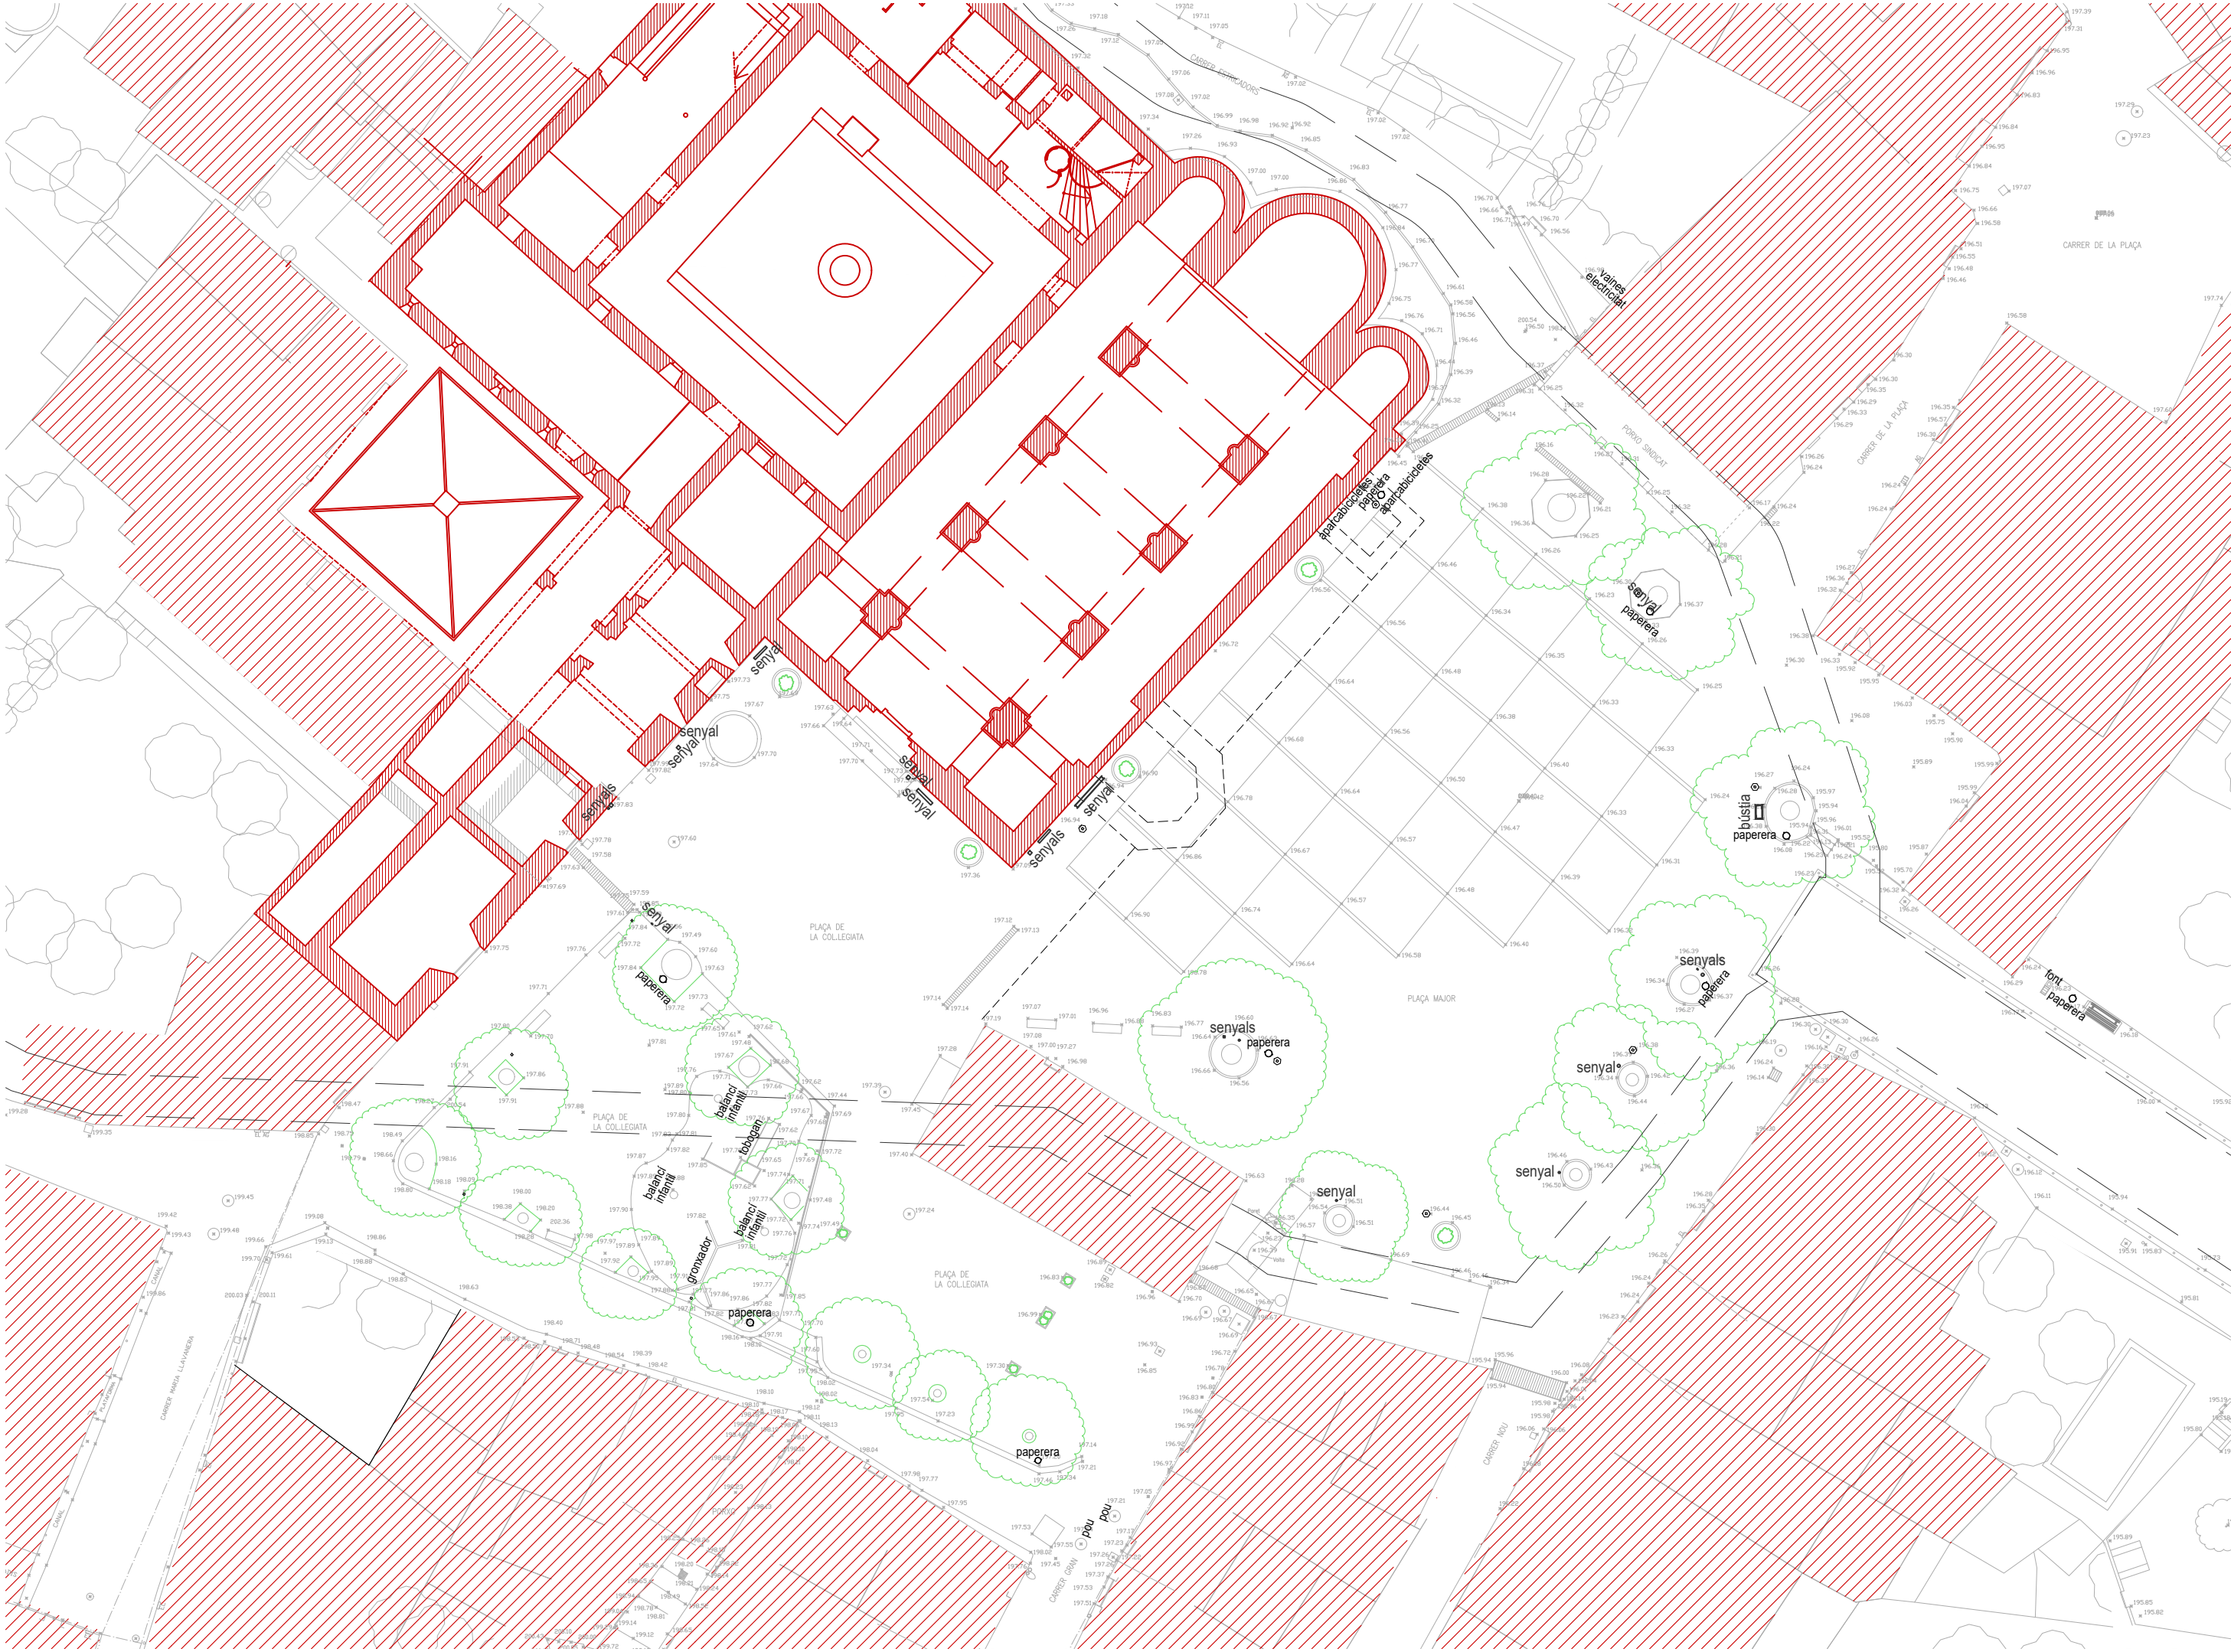

4.7 ESTAT ACTUAL MOBILIARI URBÀ I SENYALITZACIÓ E : 1/300

PROJECTE DE MILLORA DELS ACCESSOS I L'ENTORN DE SANTA MARIA DE LLADÓ, ALT EMPORDÀ

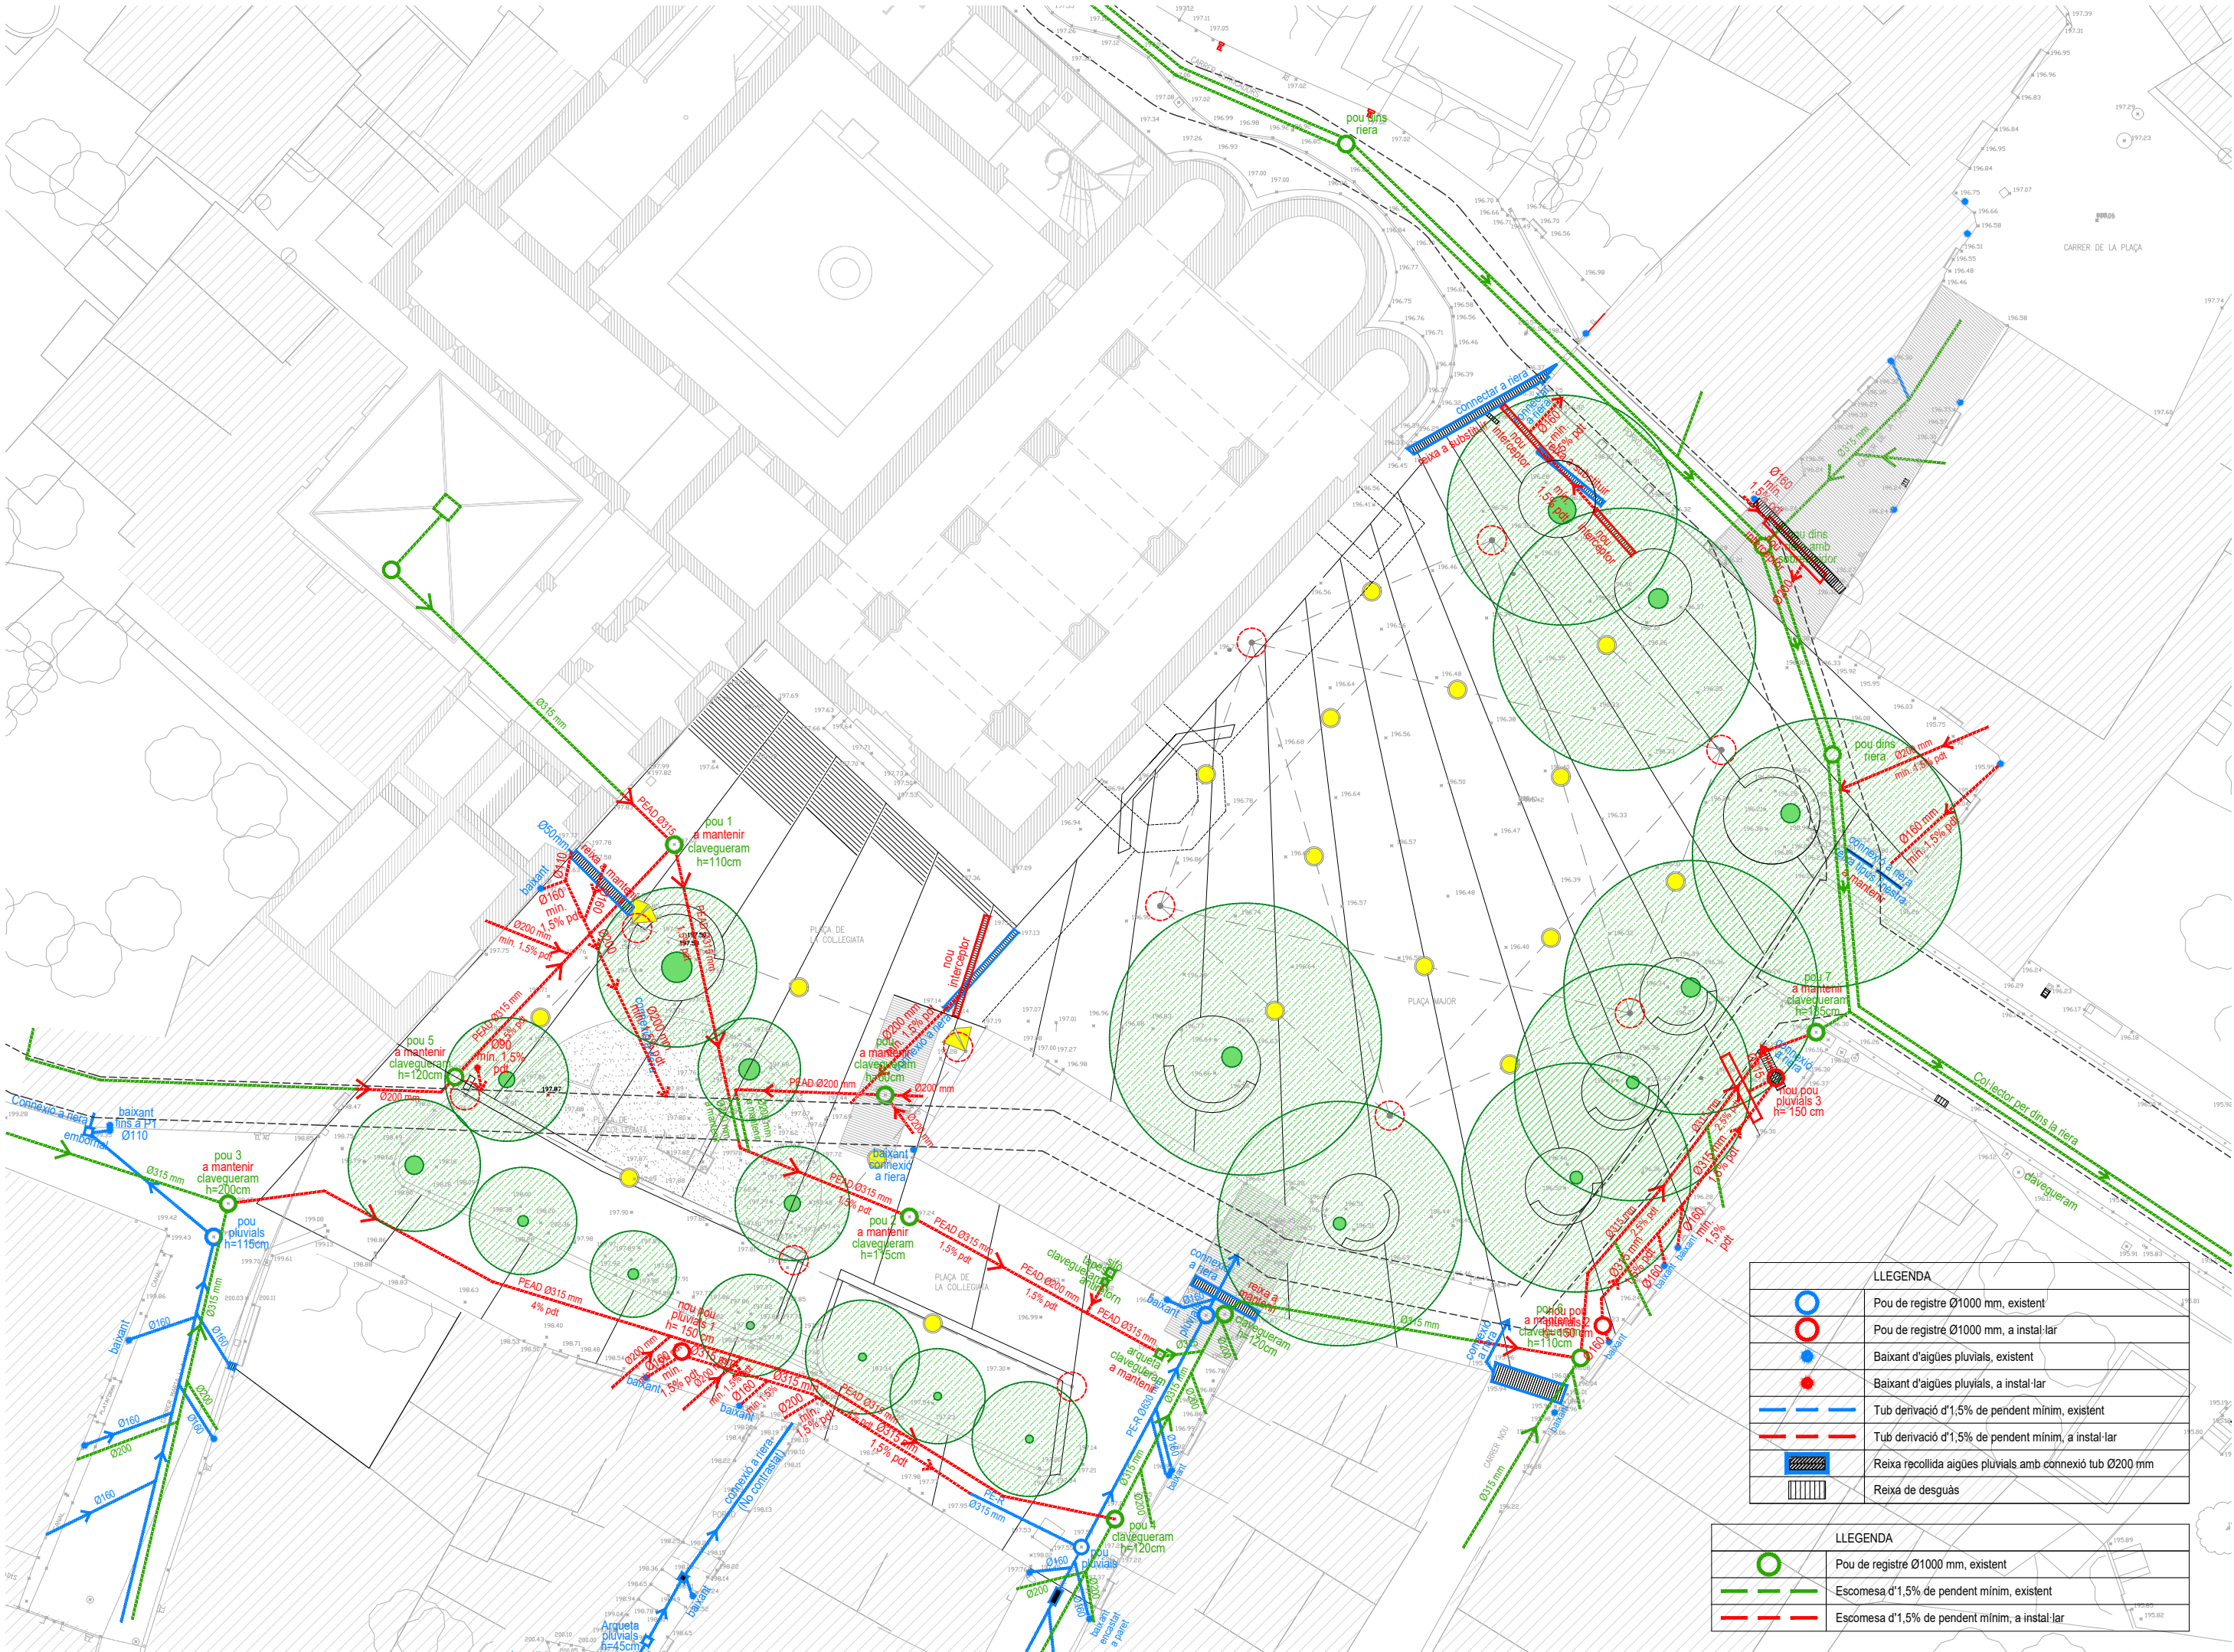


LLEGENDA	
	Pou de registre Ø1000 mm, existent
	Pou de registre Ø1000 mm, a instal·lar
	Baixant d'aigües pluvials, existent
	Baixant d'aigües pluvials, a instal·lar
	Tub derivació d'1,5% de pendent mínim, existent
	Tub derivació d'1,5% de pendent mínim, a instal·lar
	Reixa recollida aigües pluvials amb connexió tub Ø200 mm
	Reixa de desguàs

LLEGENDA	
	Pou de registre Ø1000 mm, existent
	Escomesa d'1,5% de pendent mínim, existent
	Escomesa d'1,5% de pendent mínim, a instal·lar

5.1 PROJECTE SERVEIS SANEJAMENT E : 1/300

PROJECTE DE MILLORA DELS ACCESSOS I L'ENTORN DE SANTA MARIA DE LLADÓ, ALT EMPORDÀ

PROMOTOR: AJUNTAMENT DE LLADÓ ARQUITECTE: JOAN FALGUERAS FONT JORDI BERTRAN JORDÀ Figueres, Setembre de 2.023

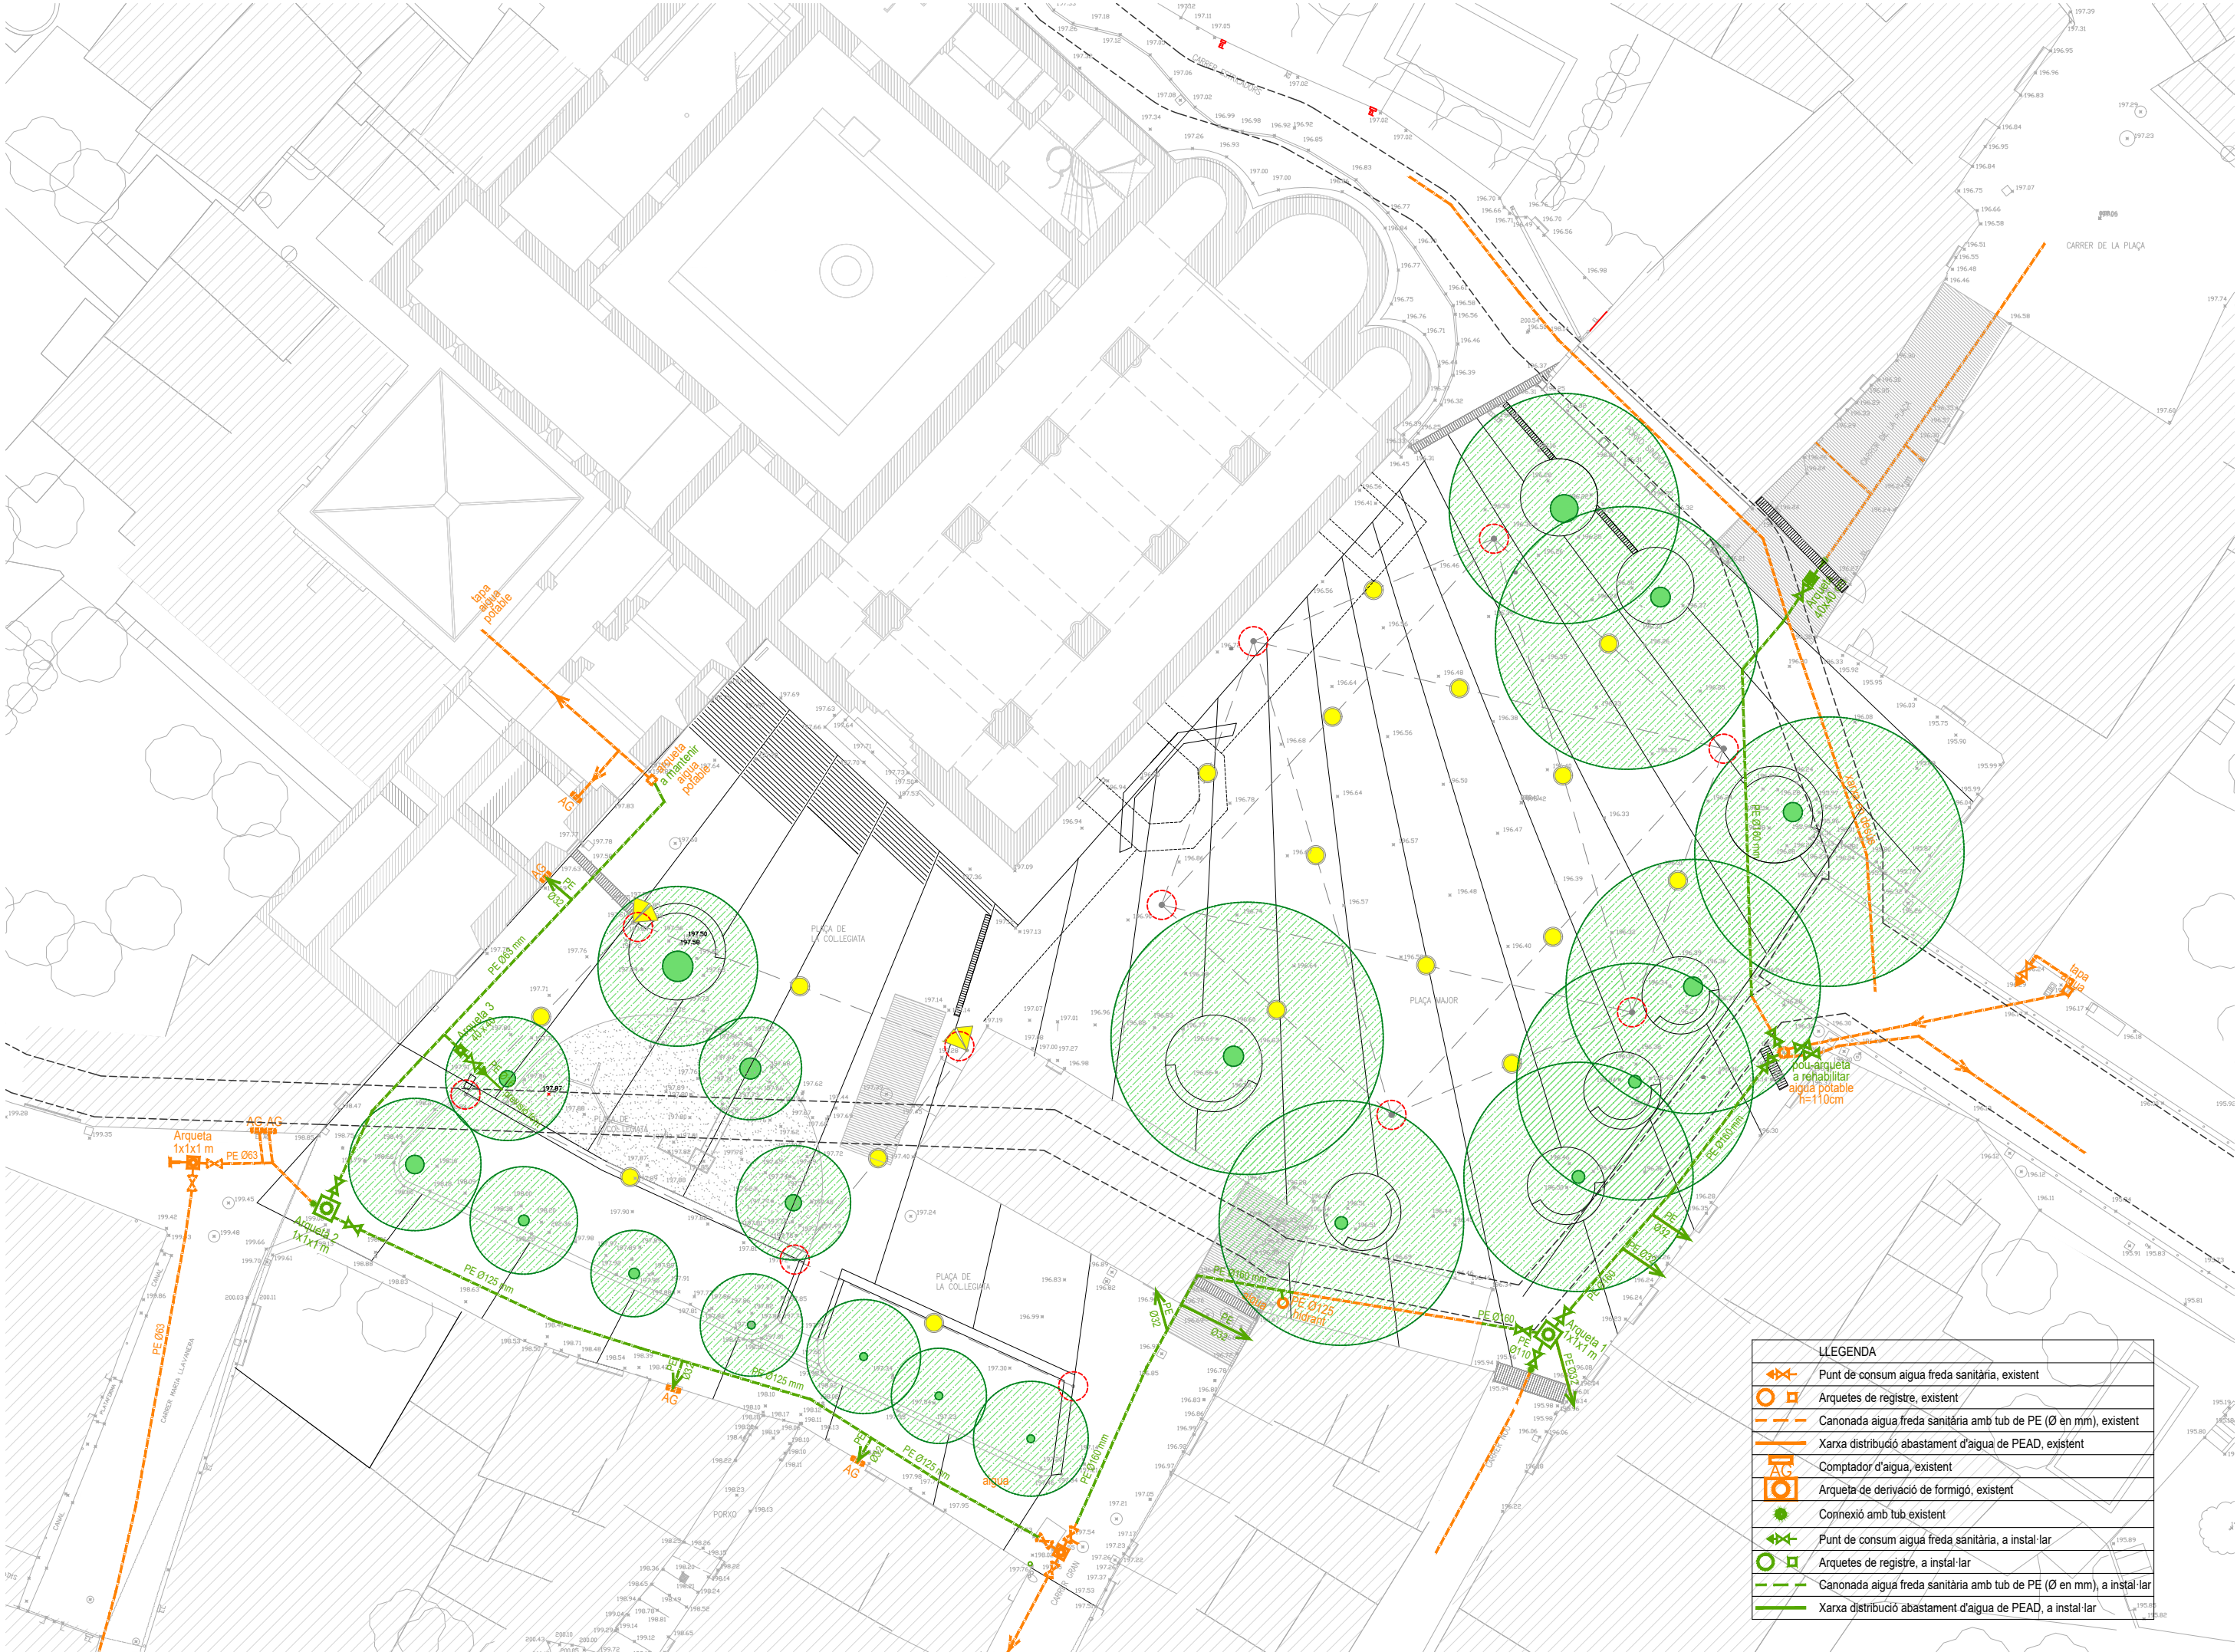


5.2 PROJECTE SERVEIS AIGUA POTABLE E : 1/300

PROJECTE DE MILLORA DELS ACCESSOS I L'ENTORN DE SANTA MARIA DE LLADÓ, ALT EMPORDÀ


PROMOTOR: AJUNTAMENT DE LLADÓ ARQUITECTE: JOAN FALGUERAS FONT JORDI BERTRAN JORDÀ

Figueres, Setembre de 2.023

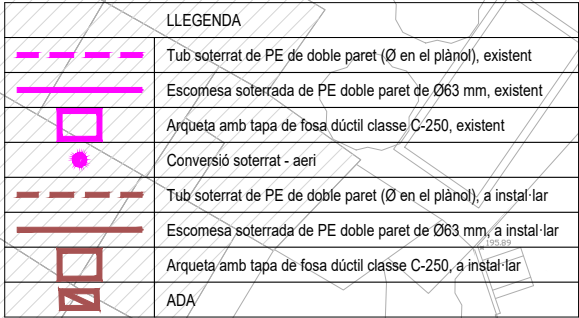

PROJECTE DE MILLORA DELS ACCESSOS I L'ENTORN DE SANTA MARIA DE LLADÓ, ALT EMPORDÀ


PROMOTOR: AJUNTAMENT DE LLADÓ	ARQUITECTE: JOAN FALGUERAS FONT	JORDI BERTRAN JORDÀ	Figueres, Setembre de 2.023
-------------------------------	---------------------------------	---------------------	-----------------------------

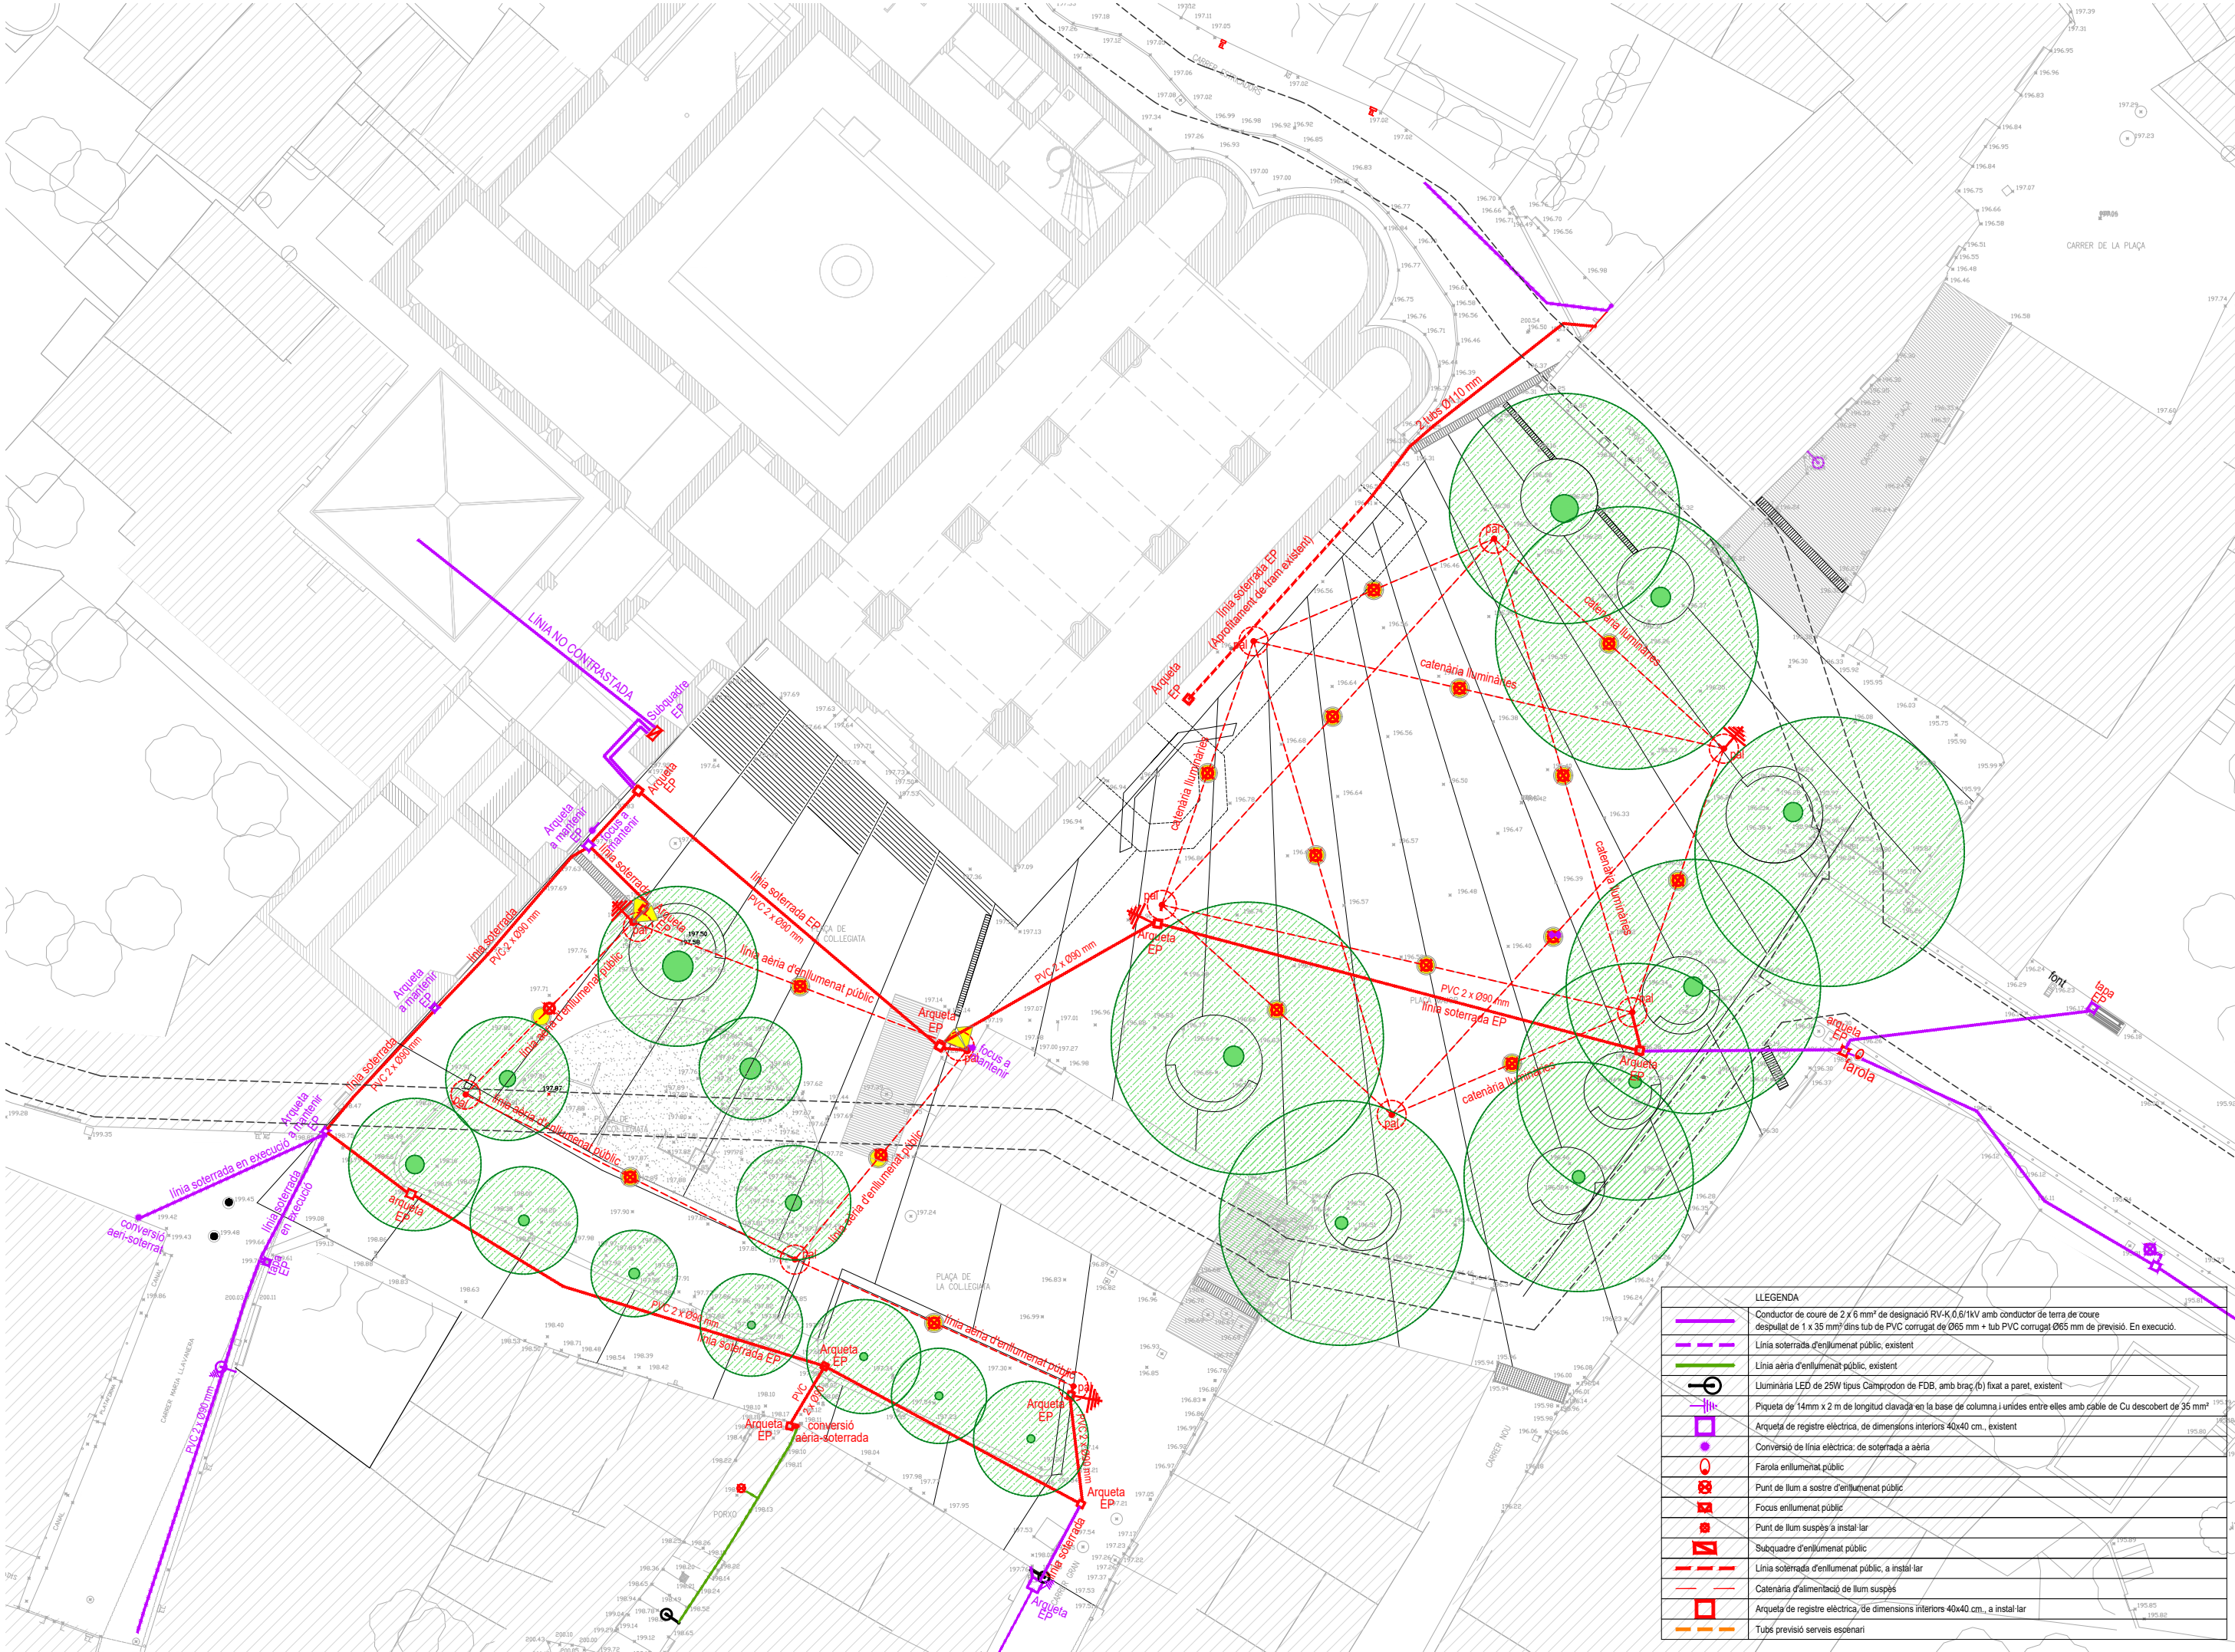

5.5 PROJECTE SERVEIS ENLLUMENAT PÚBLIC E : 1/300

PROJECTE DE MILLORA DELS ACCESSOS I L'ENTORN DE SANTA MARIA DE LLADÓ, ALT EMPORDÀ

PROMOTOR: AJUNTAMENT DE LLADÓ ARQUITECTE: JOAN FALGUERAS FONT JORDI BERTRAN JORDÀ Figueres, Setembre de 2.023

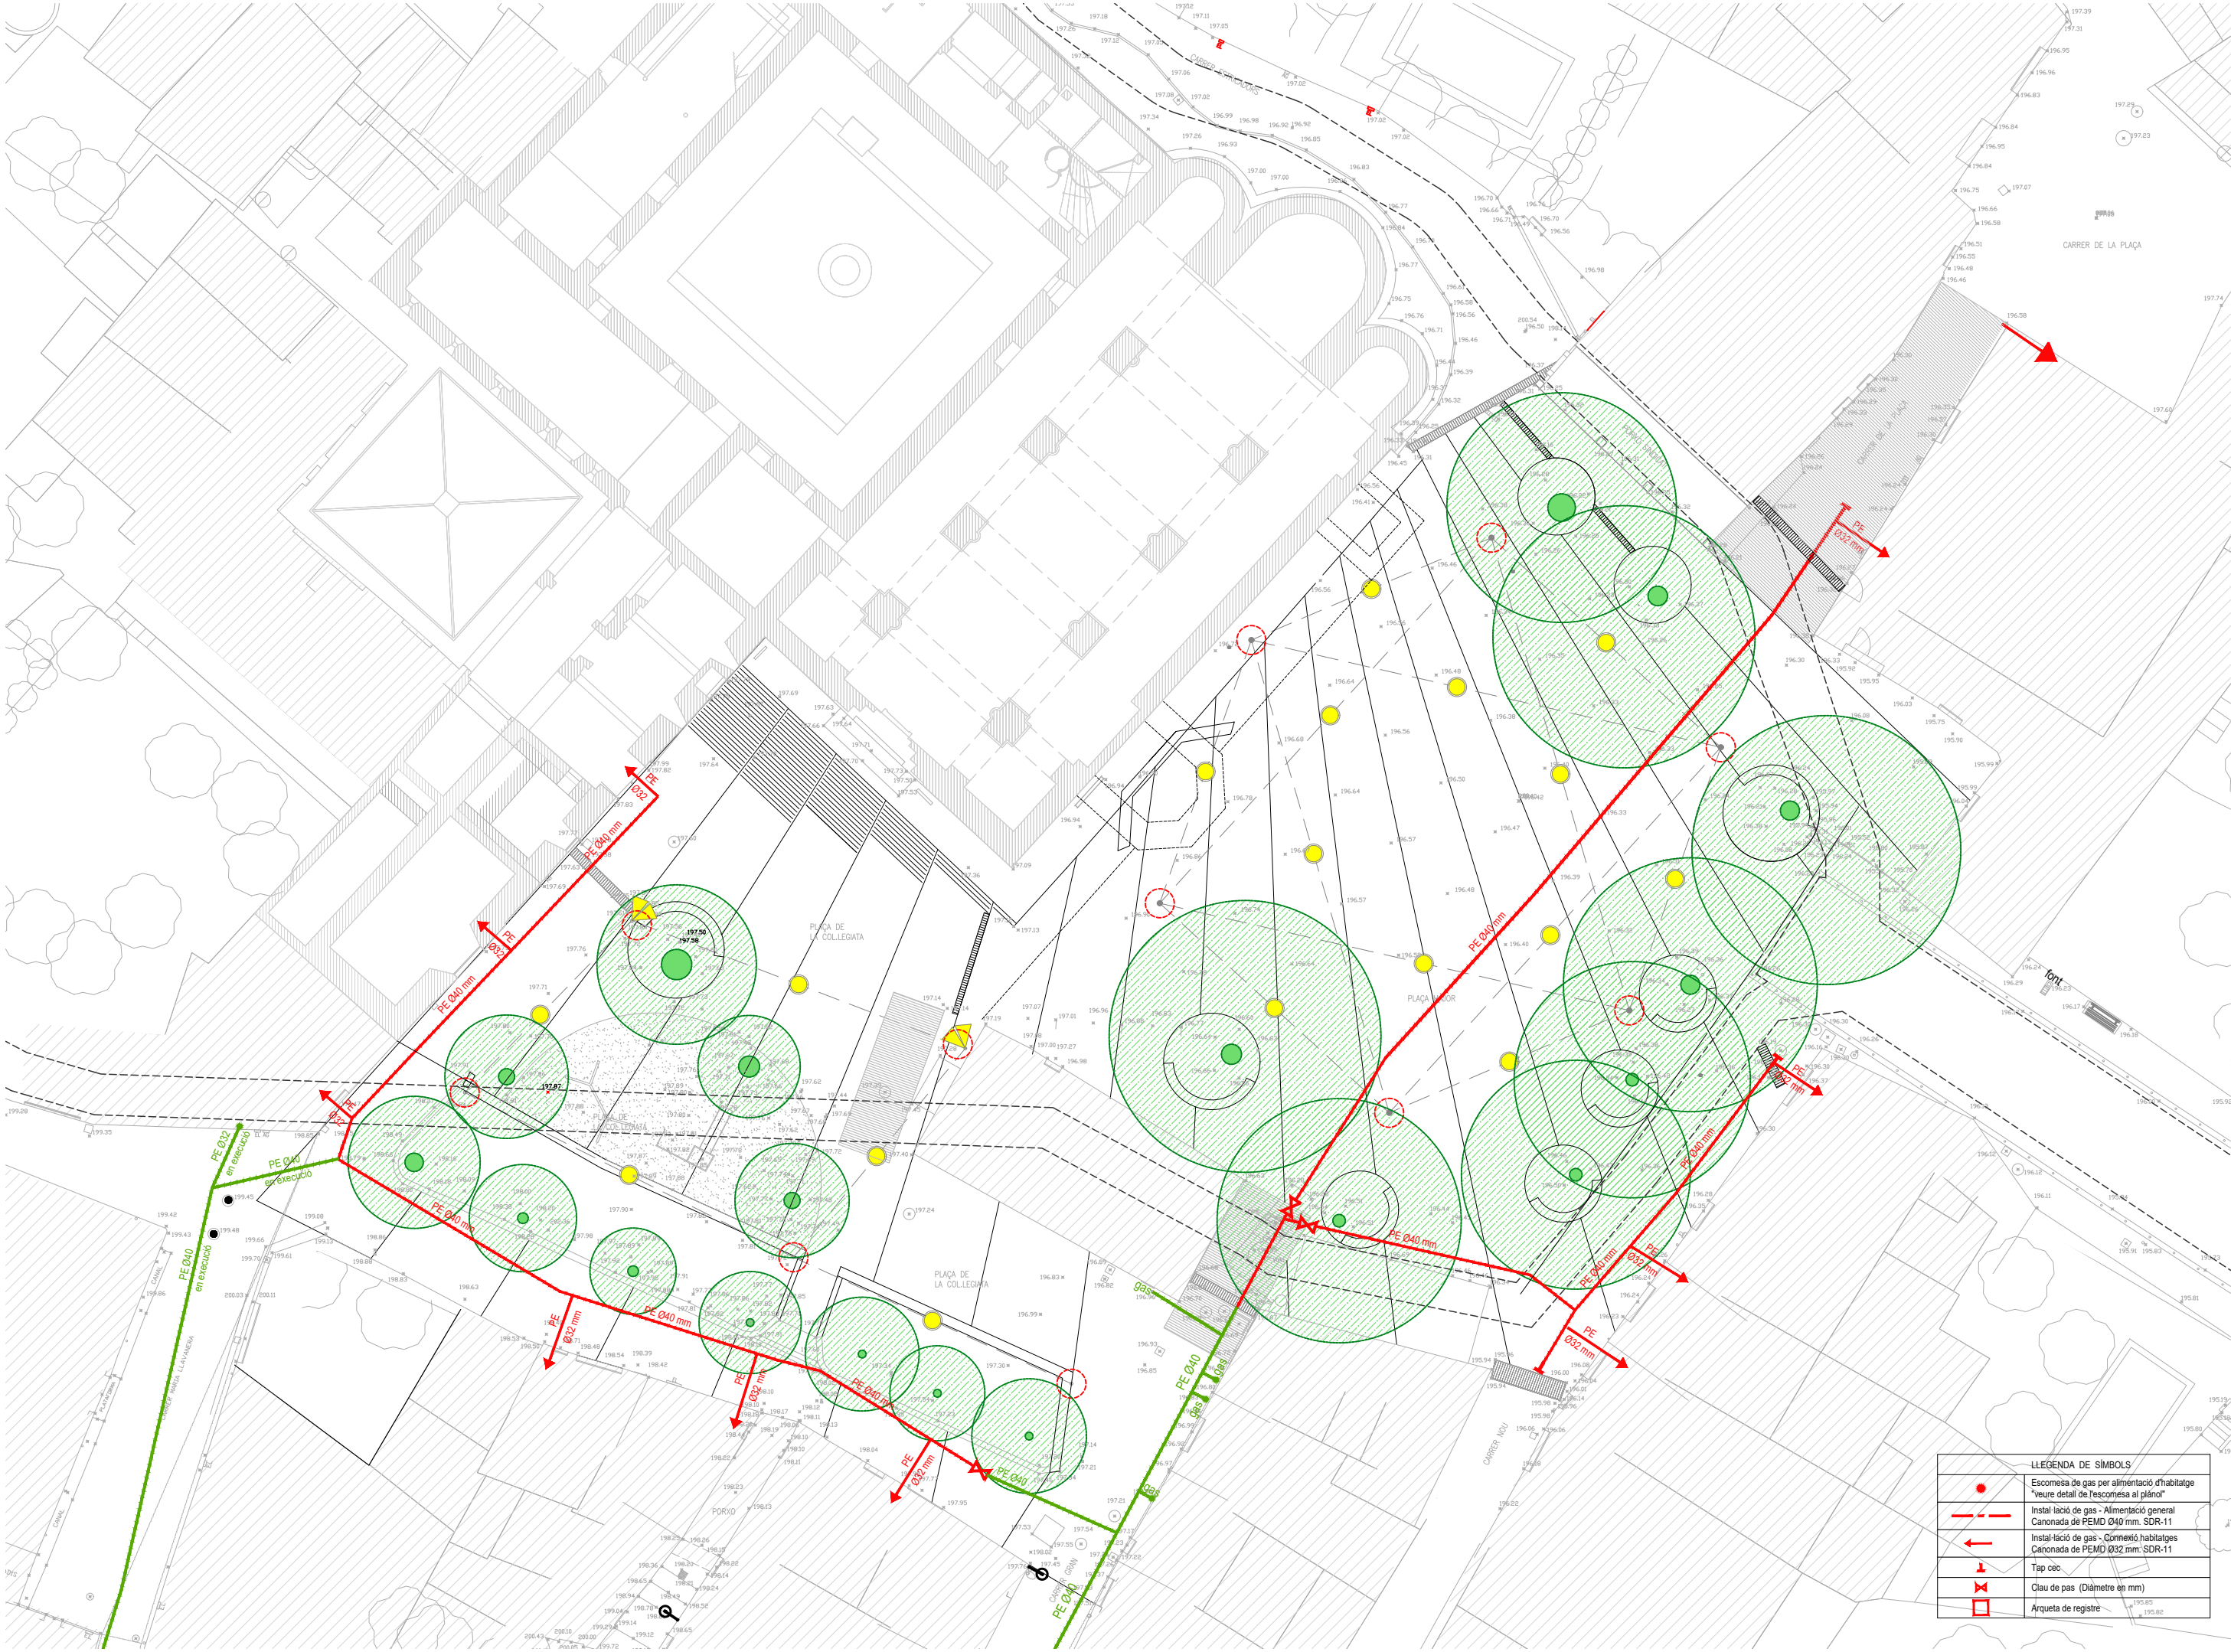


LLEGENDA DE SÍMBOLS	
	Escamesa de gas per alimentació d'habitatge "veure detall de l'escomesa al plànol"
	Instal·lació de gas - Alimentació general Canonada de PEMD 040 mm. SDR-11
	Instal·lació de gas - Connexió habitatges Canonada de PEMD 032 mm. SDR-11
	Tap cec
	Ciut de pas (Diàmetre en mm)
	Arqueta de registre

5.6 PROJECTE SERVEIS GAS E : 1/300

PROJECTE DE MILLORA DELS ACCESSOS I L'ENTORN DE SANTA MARIA DE LLADÓ, ALT EMPORDÀ




PROMOTOR: AJUNTAMENT DE LLADÓ ARQUITECTE: JOAN FALGUERAS FONT JORDI BERTRAN JORDÀ Figueres, Setembre de 2.023

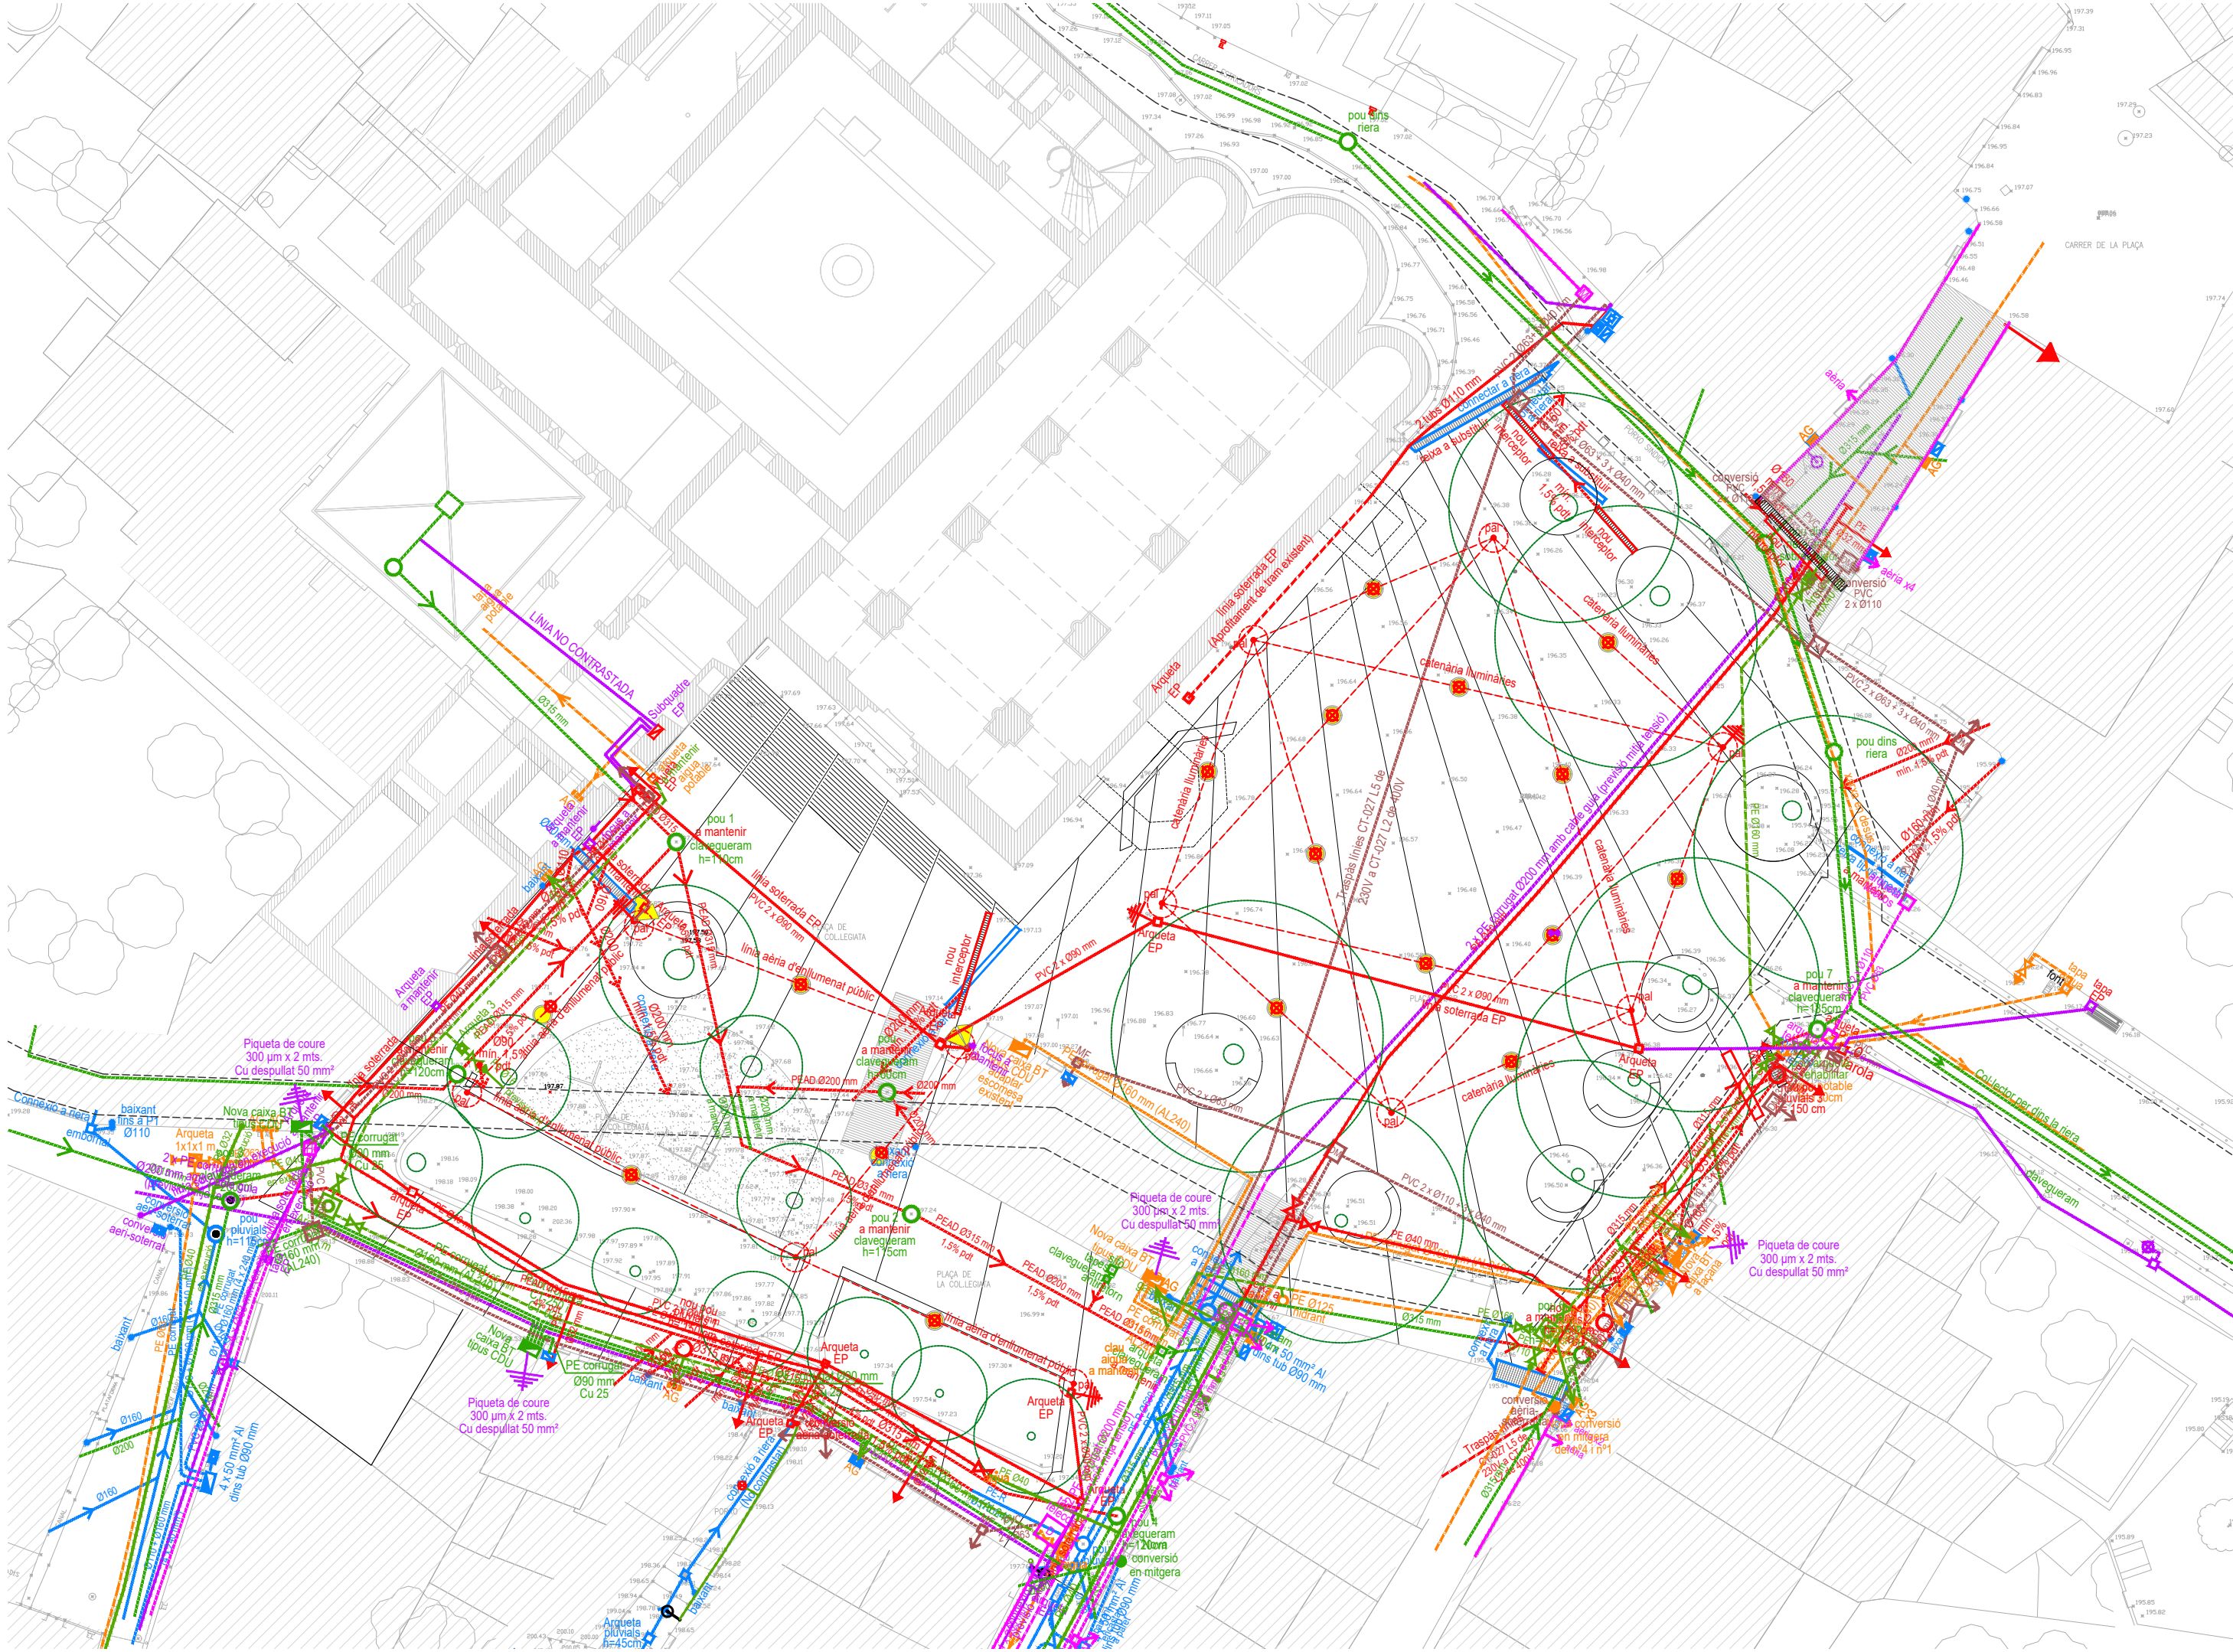

5.7 PROJECTE SERVEIS COORDINACIÓ E : 1/300

PROJECTE DE MILLORA DELS ACCESSOS I L'ENTORN DE SANTA MARIA DE LLADÓ, ALT EMPORDÀ


PROMOTOR: AJUNTAMENT DE LLADÓ ARQUITECTE: JOAN FALGUERAS FONT JORDI BERTRAN JORDA Figueres, Setembre de 2.023

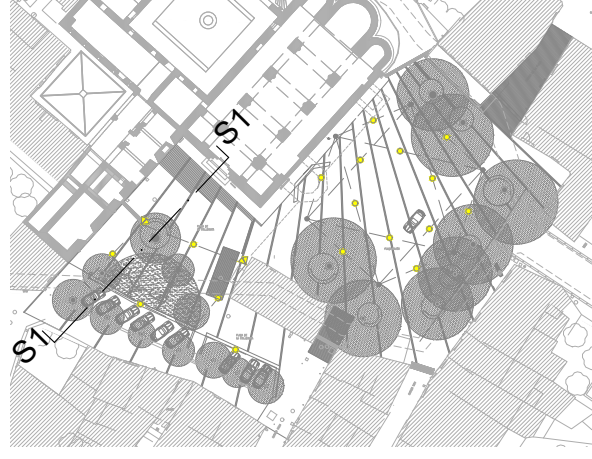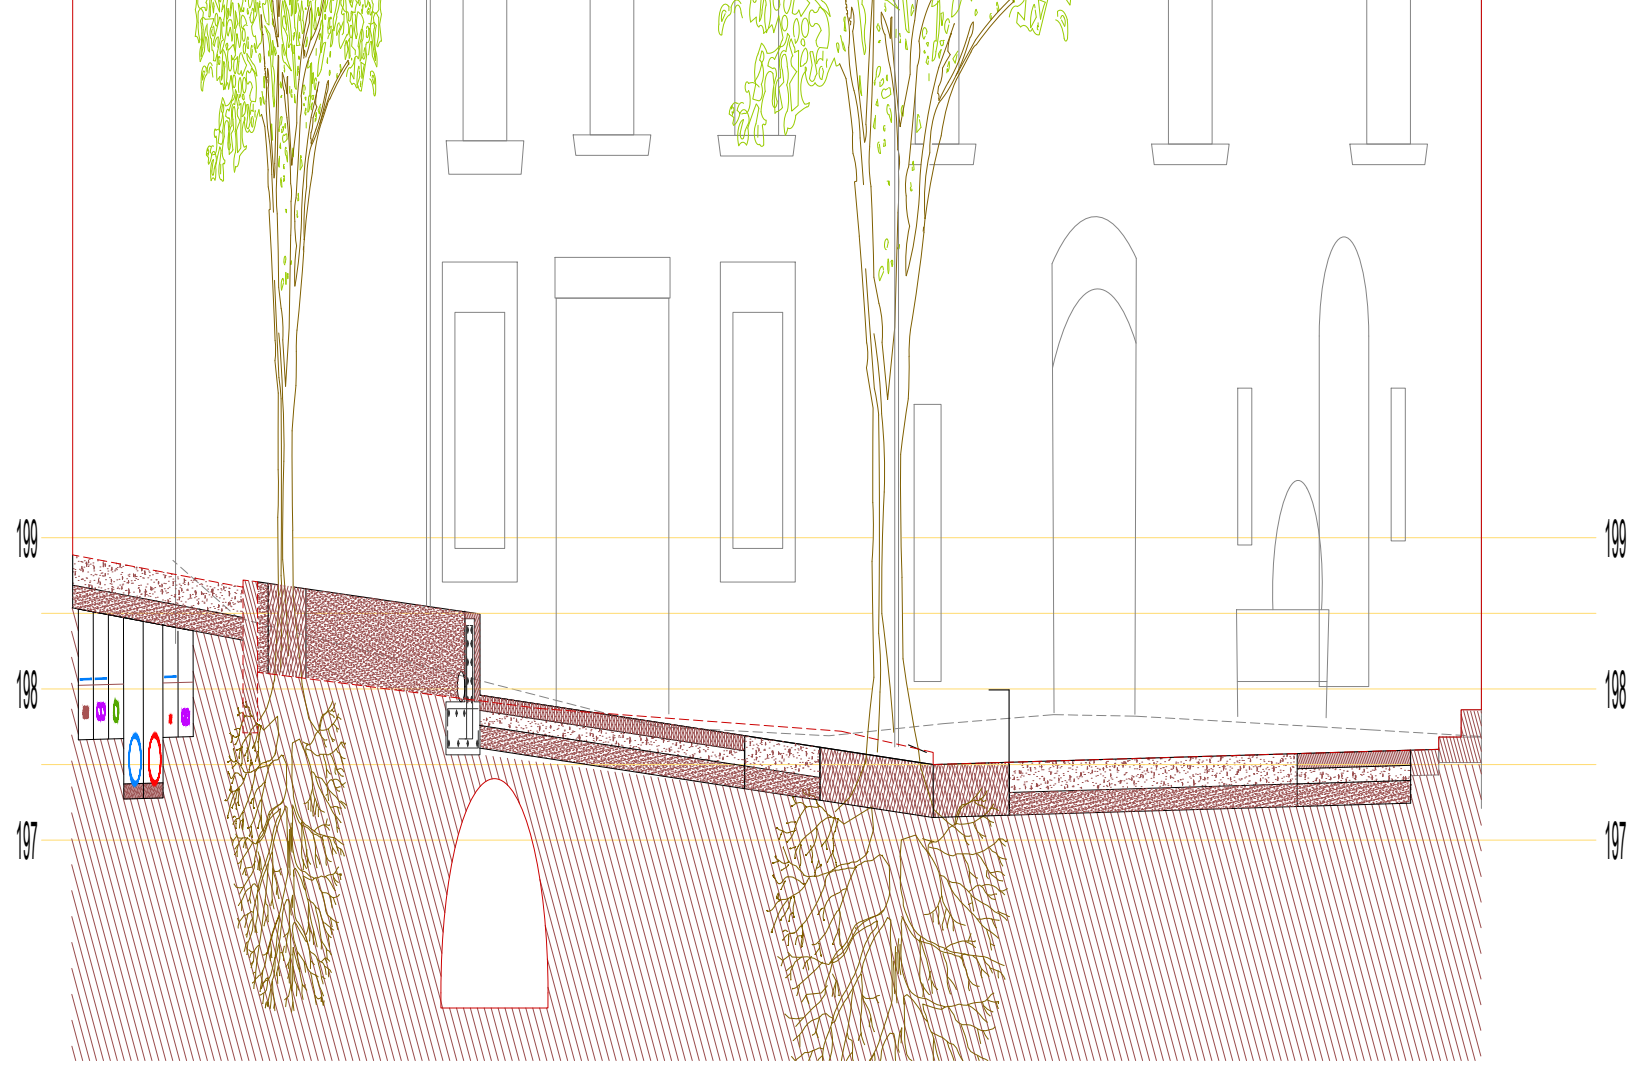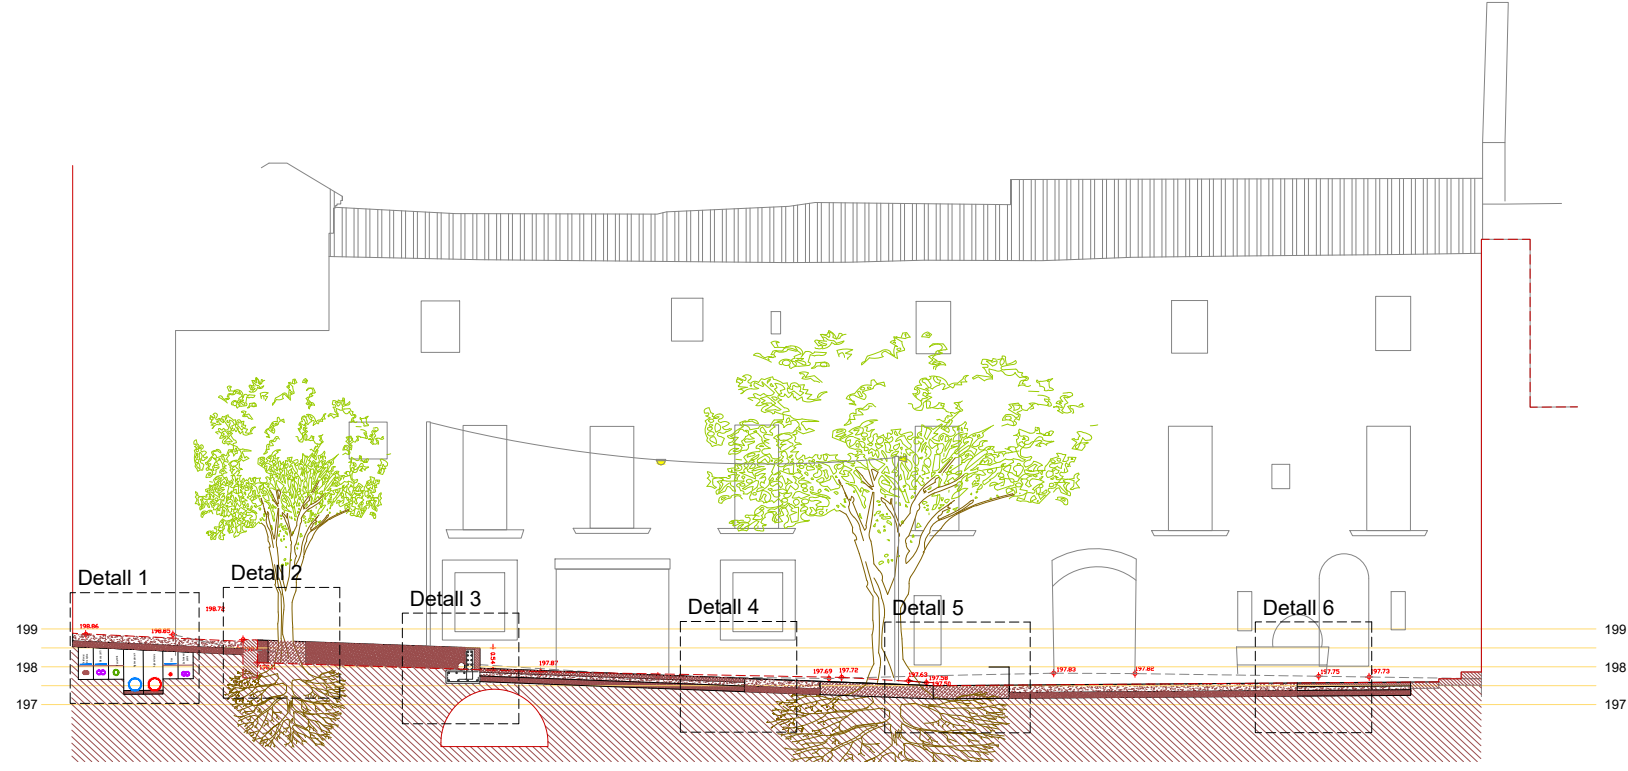

6.1 SECCIÓ 1 E : H 1/200 - V 1/50

PROJECTE DE MILLORA DELS ACCESSOS I L'ENTORN DE SANTA MARIA DE LLADÓ, ALT EMPORDÀ

PROMOTOR: AJUNTAMENT DE LLADÓ ARQUITECTE: JOAN FALGUERAS FONT JORDI BERTRAN JORDÀ Figueres, Setembre de 2.023

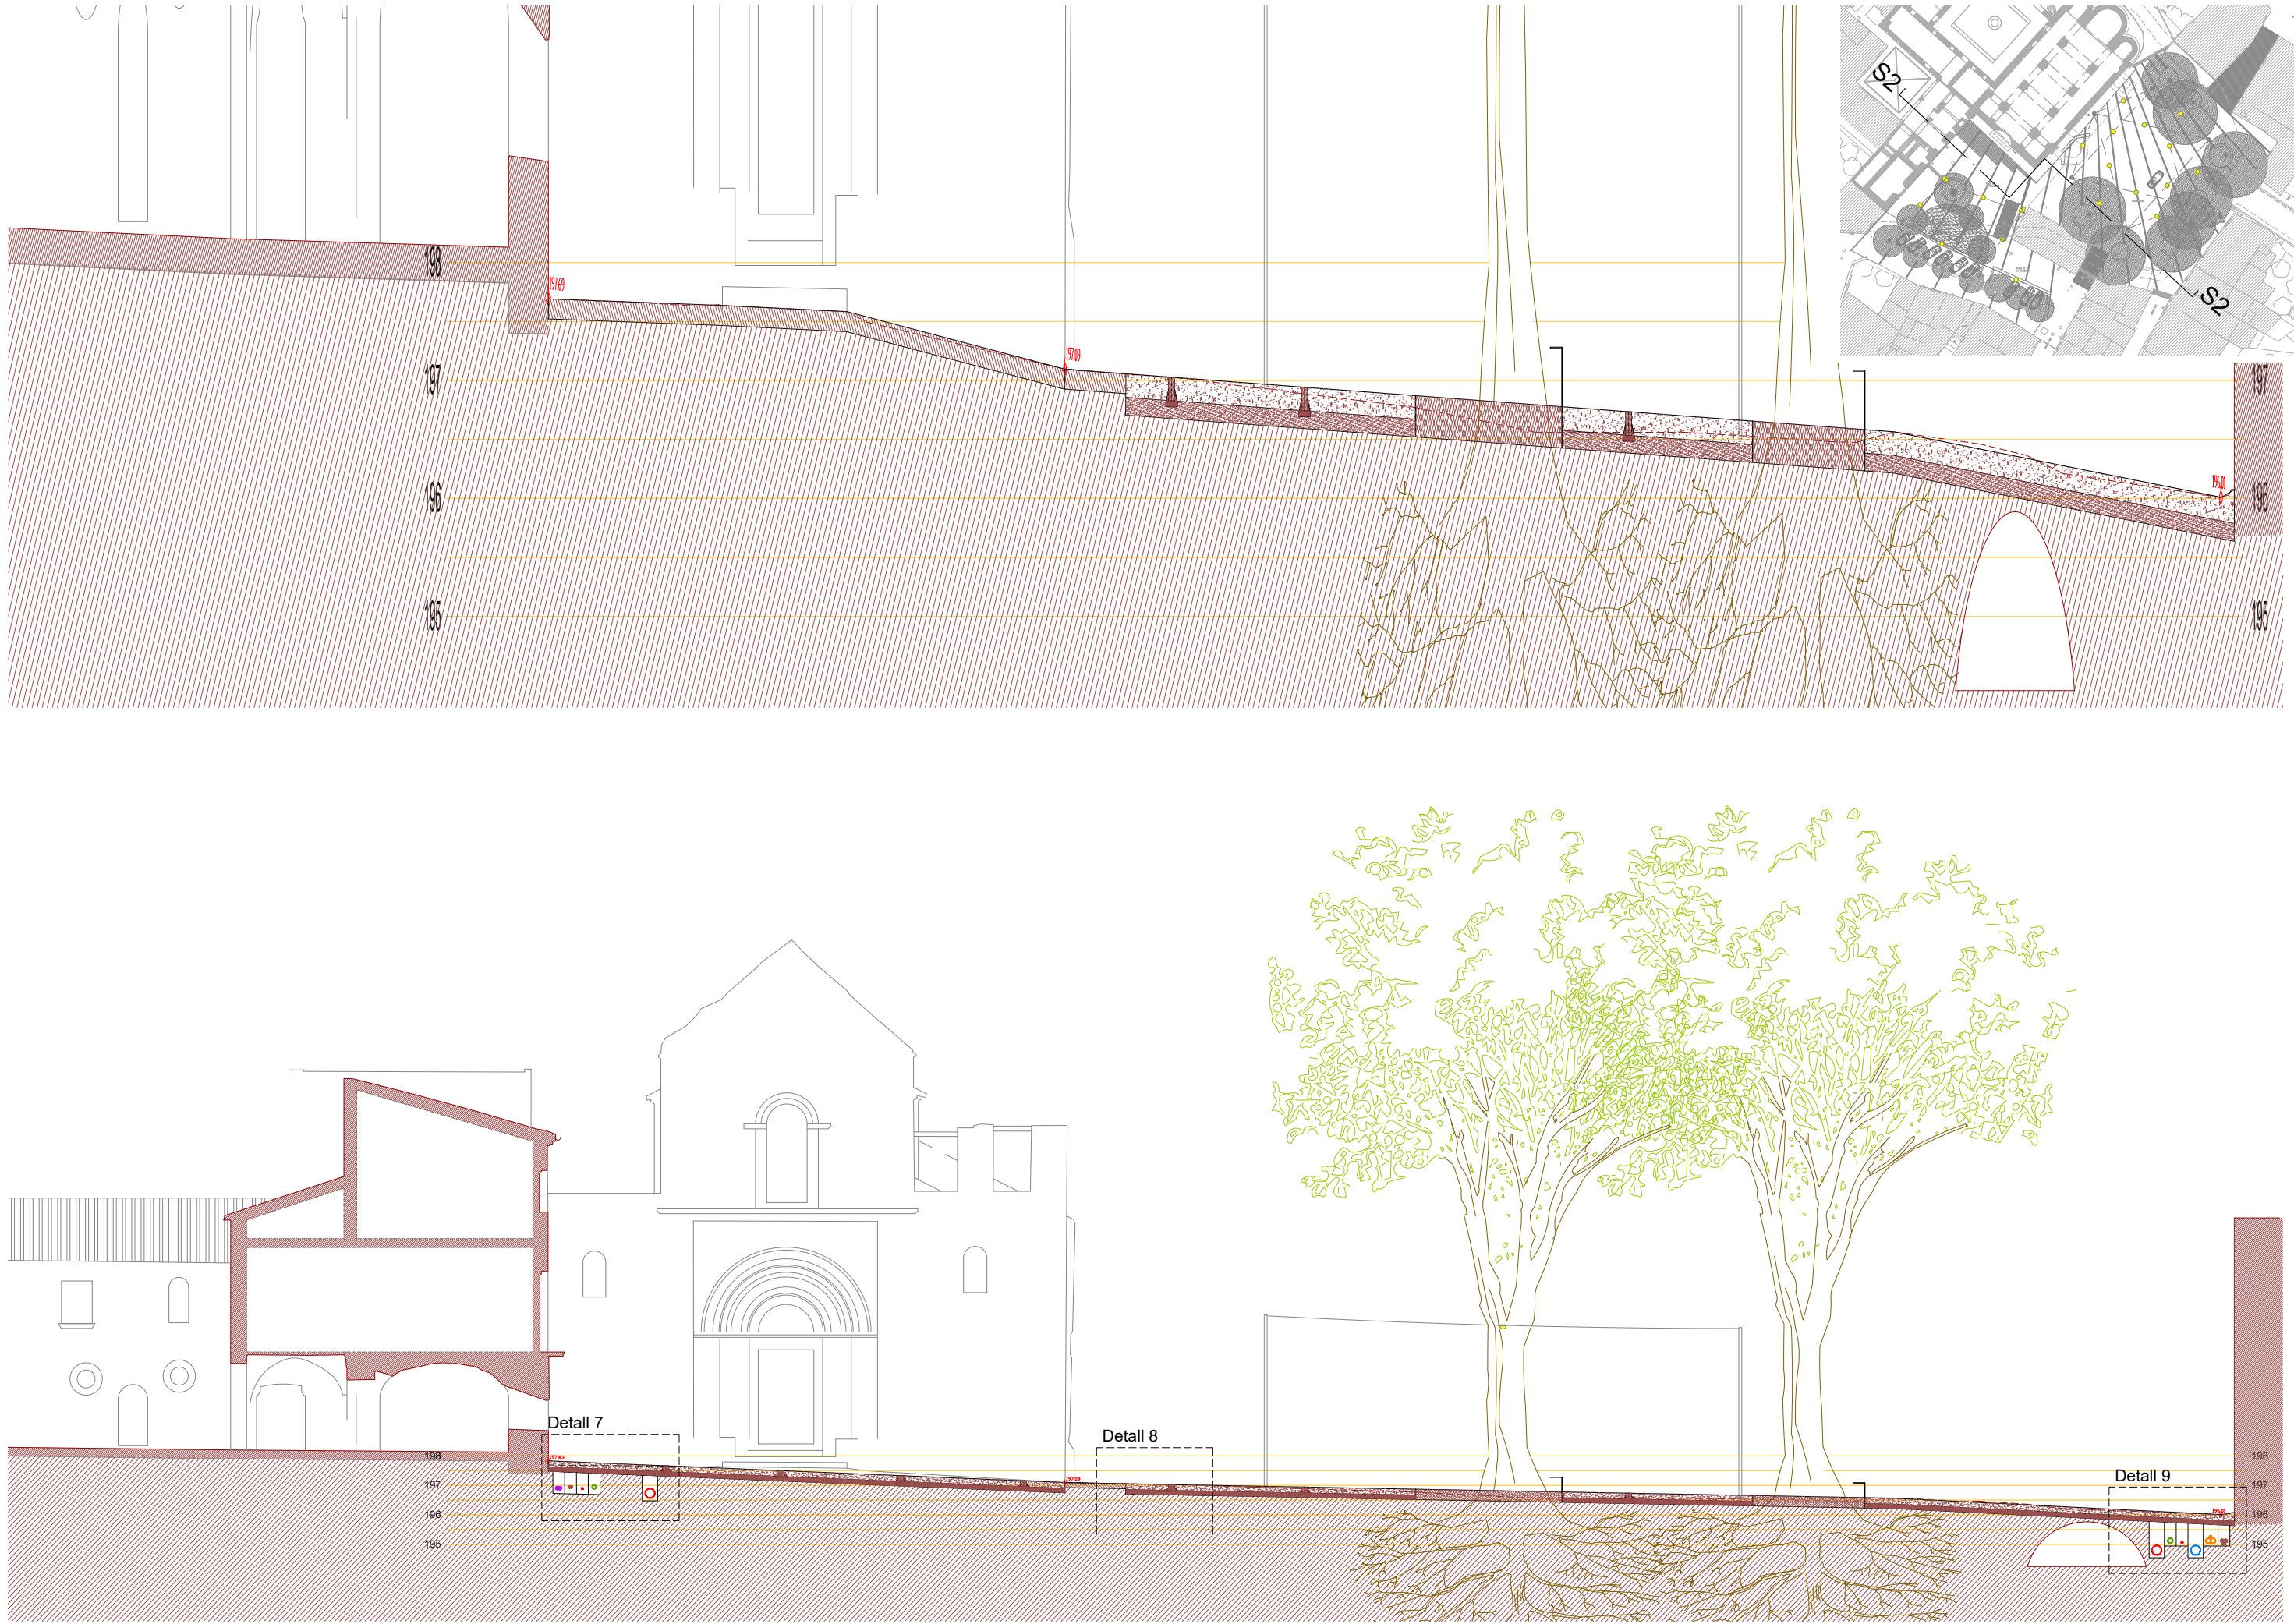

6.2. SECCIÓ 2 E : H 1/200 - V 1/50

PROJECTE DE MILLORA DELS ACCESSOS I L'ENTORN DE SANTA MARIA DE LLADÓ, ALT EMPORDÀ

PROMOTOR: AJUNTAMENT DE LLADÓ ARQUITECTE: JOAN FALGUERAS FONT JORDI BERTRAN JORDA

Figueres, Setembre de 2.023






6.3 SECCIÓ 3 E : H 1/200 - V 1/50

PROJECTE DE MILLORA DELS ACCESSOS I L'ENTORN DE SANTA MARIA DE LLADÓ, ALT EMPORDÀ

PROMOTOR: AJUNTAMENT DE LLADÓ ARQUITECTE: JOAN FALGUERAS FONT JORDI BERTRAN JORDA

Figueres, Setembre de 2.023

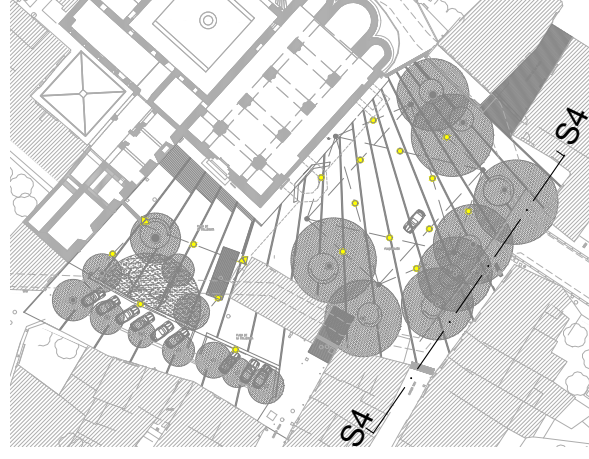
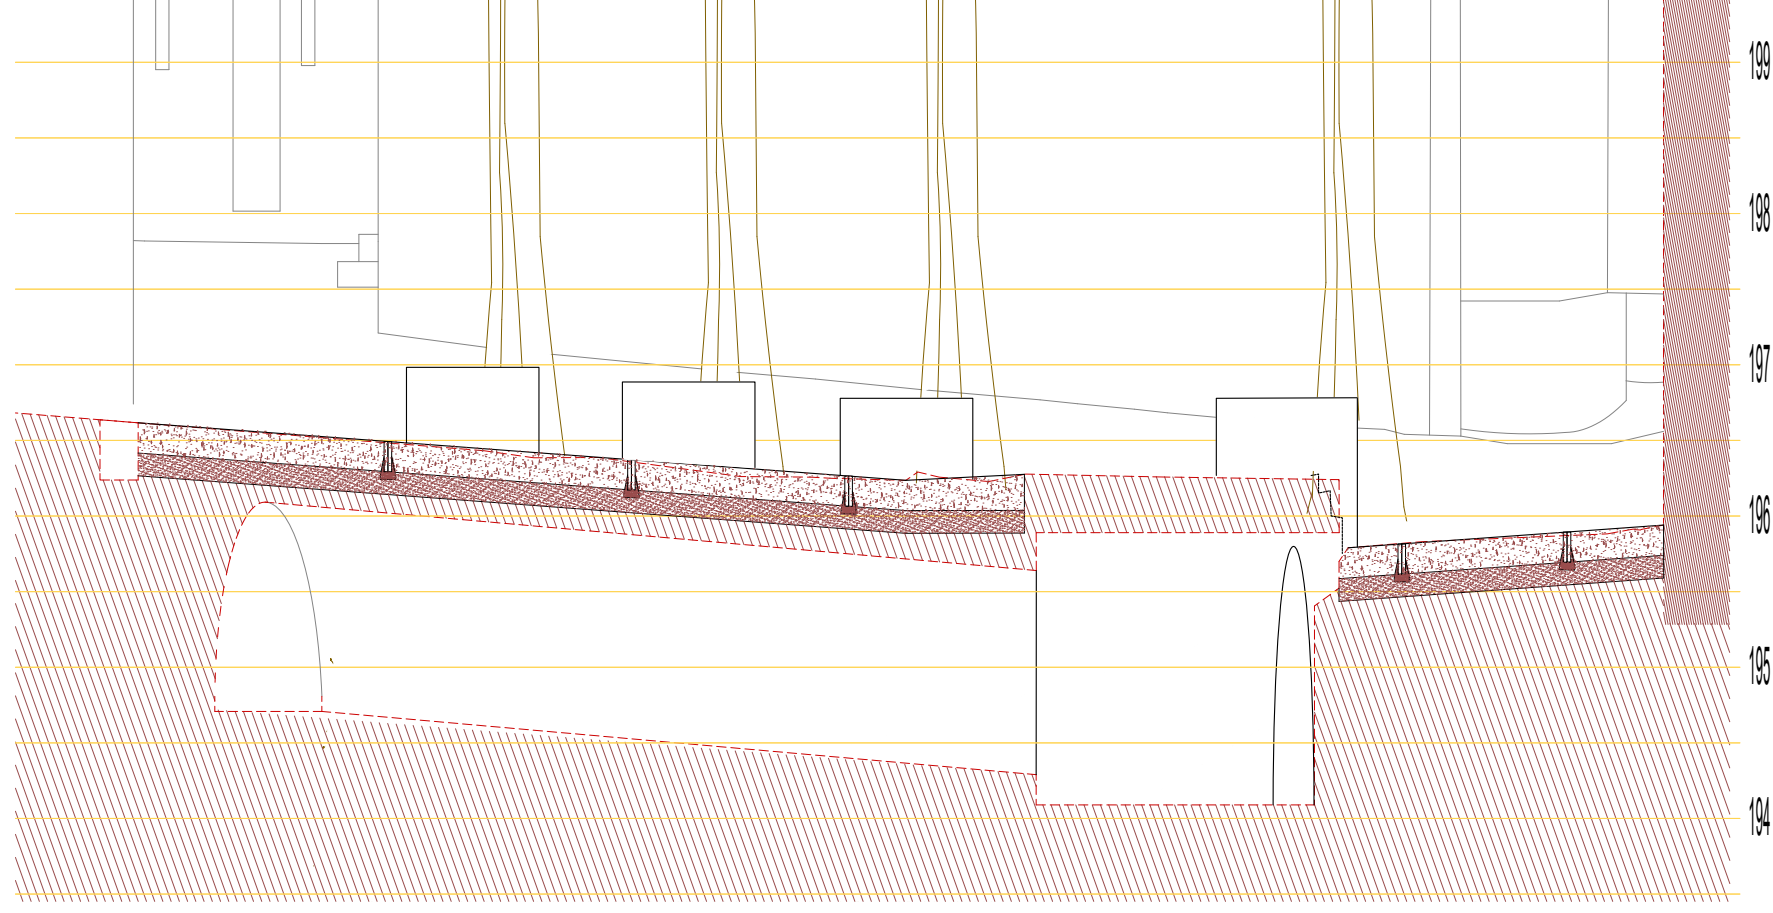
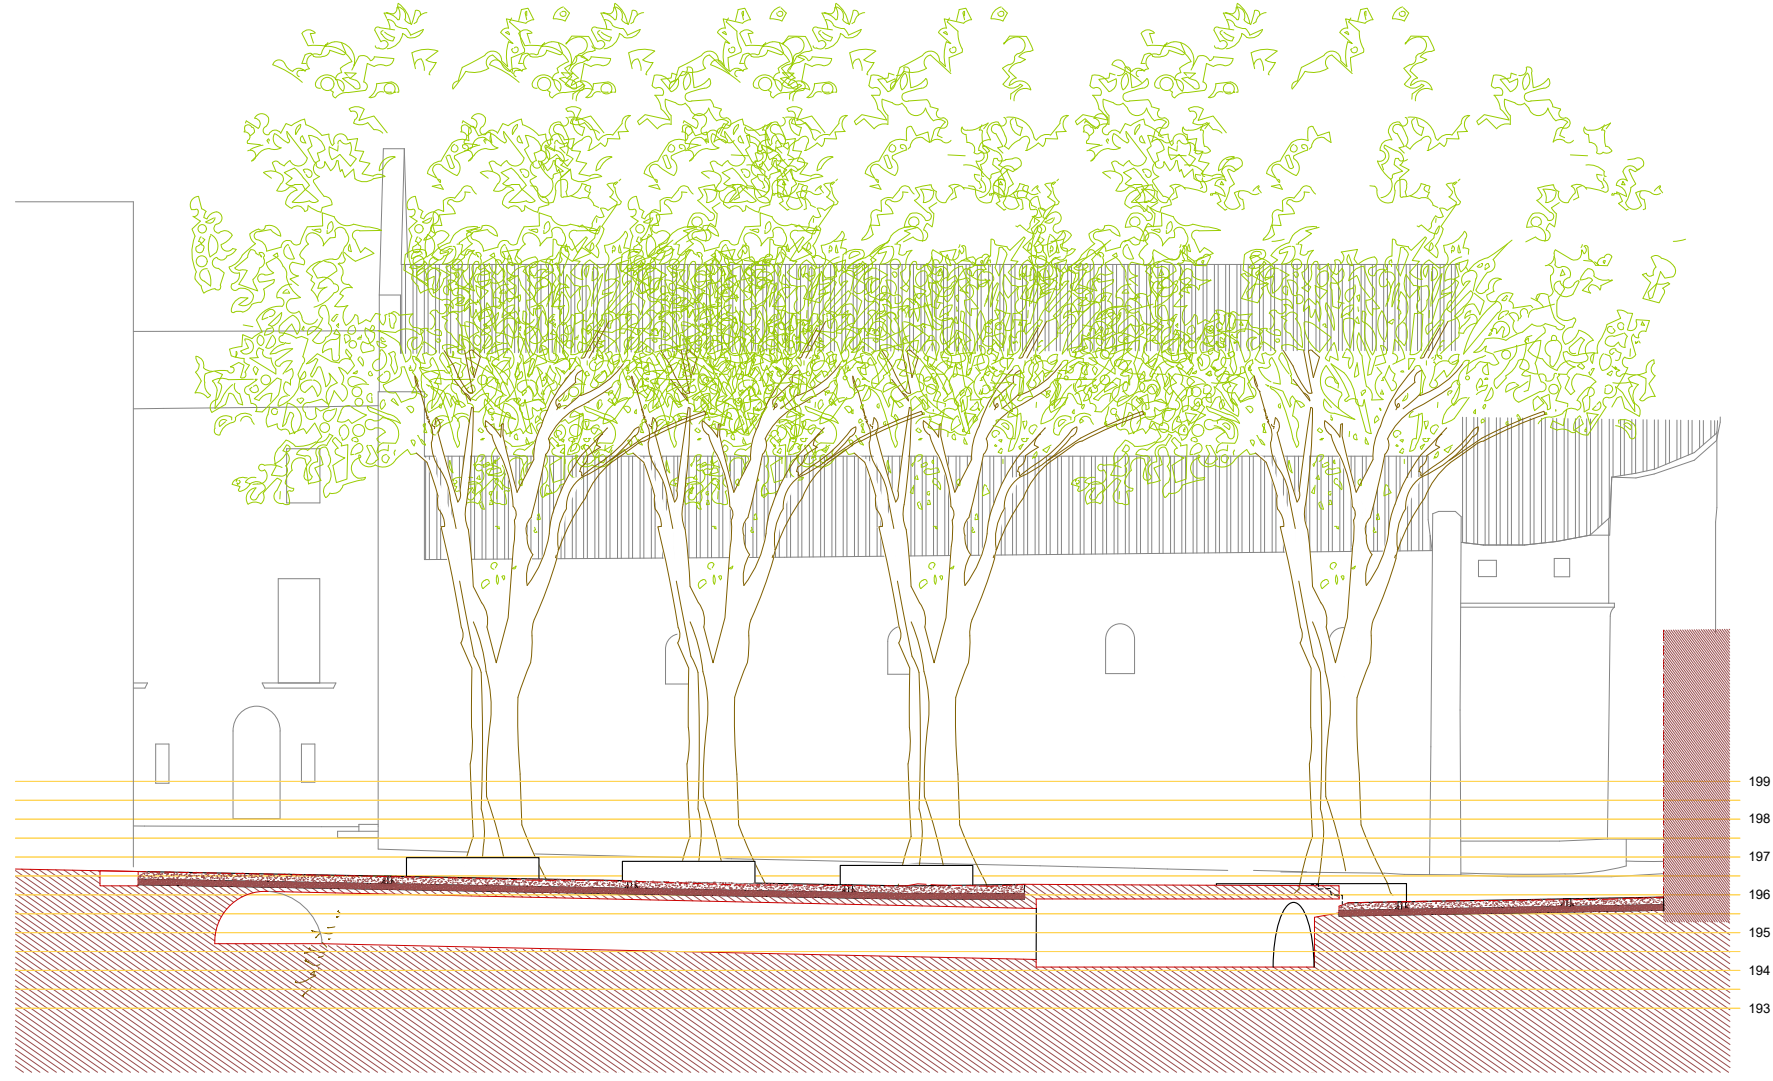


6.4. SECCIÓ 4 E : H 1/200 - V 1/50

PROJECTE DE MILLORA DELS ACCESSOS I L'ENTORN DE SANTA MARIA DE LLADÓ, ALT EMPORDÀ

PROMOTOR: AJUNTAMENT DE LLADÓ ARQUITECTE: JOAN FALGUERAS FONT JORDI BERTRAN JORDA

Figueres, Setembre de 2.023

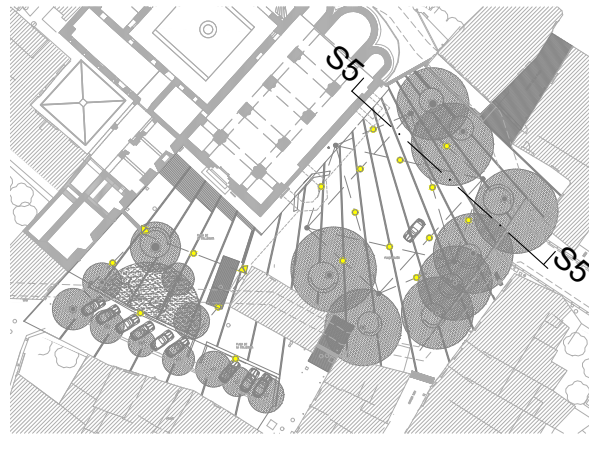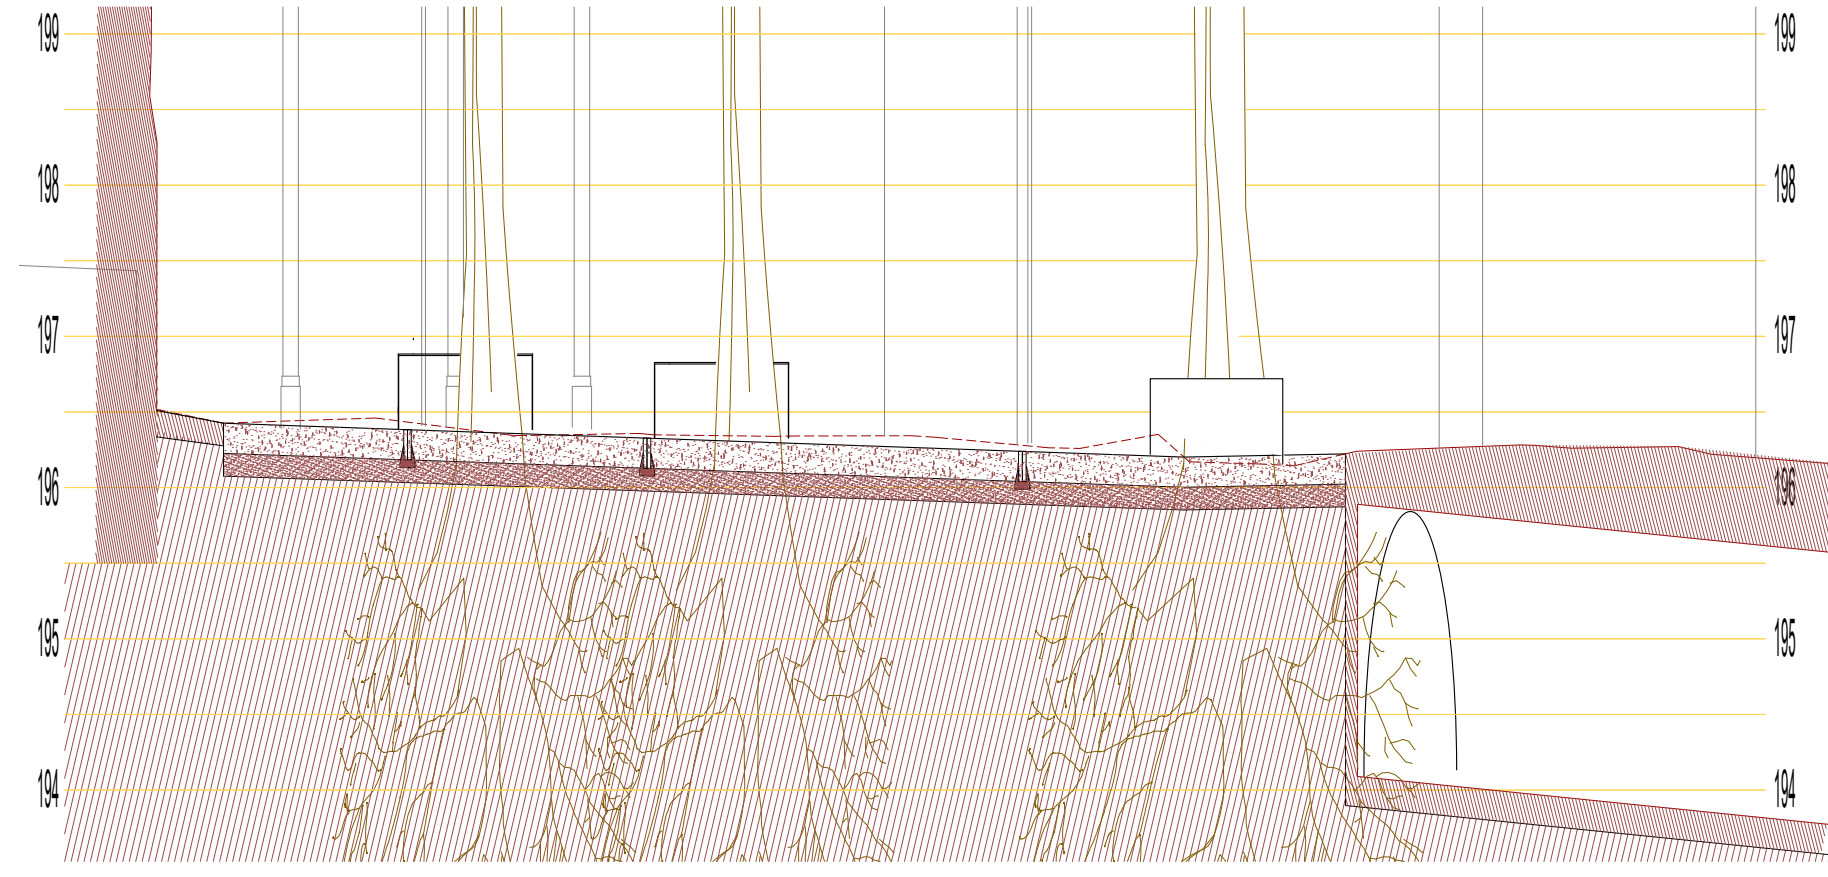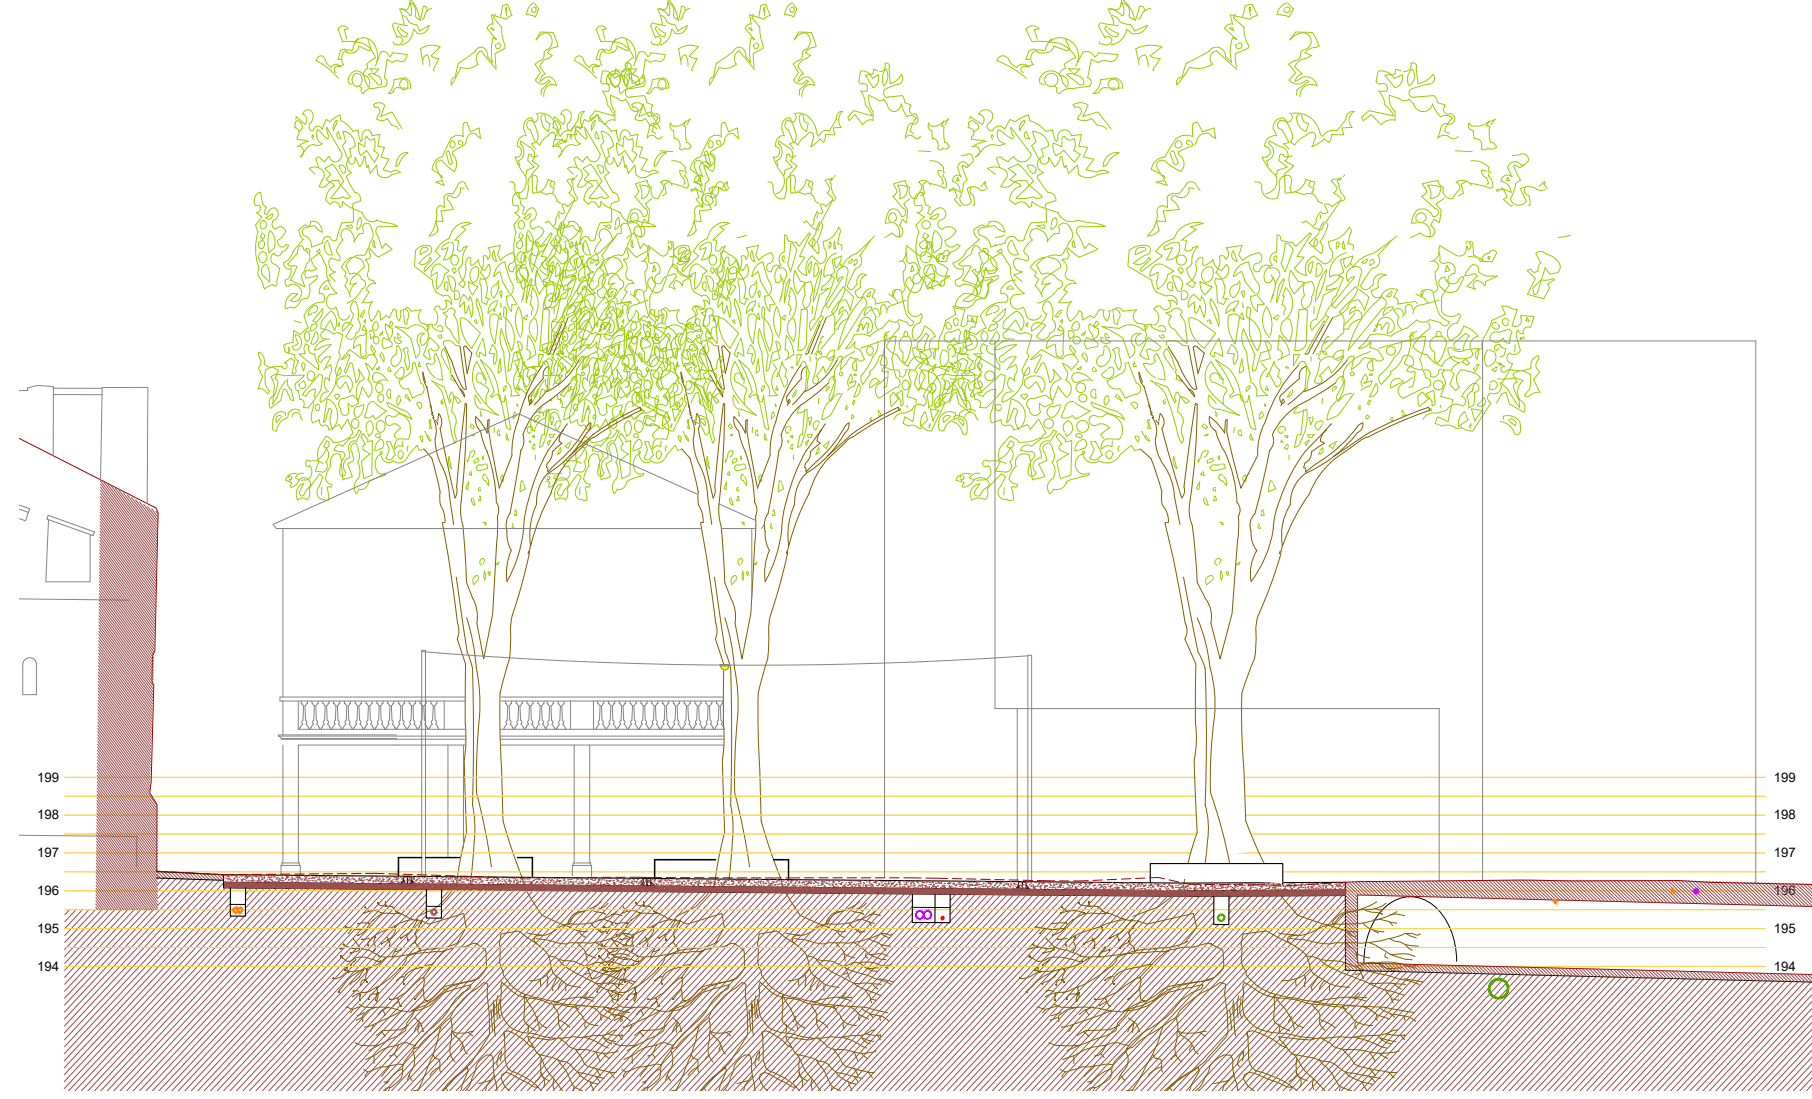


6.5. SECCIÓ 5 E : H 1/200 - V 1/50

PROJECTE DE MILLORA DELS ACCESSOS I L'ENTORN DE SANTA MARIA DE LLADÓ, ALT EMPORDÀ


PROMOTOR: AJUNTAMENT DE LLADÓ ARQUITECTE: JOAN FALGUERAS FONT JORDI BERTRAN JORDÀ

Figueres, Setembre de 2.023


Detall 1

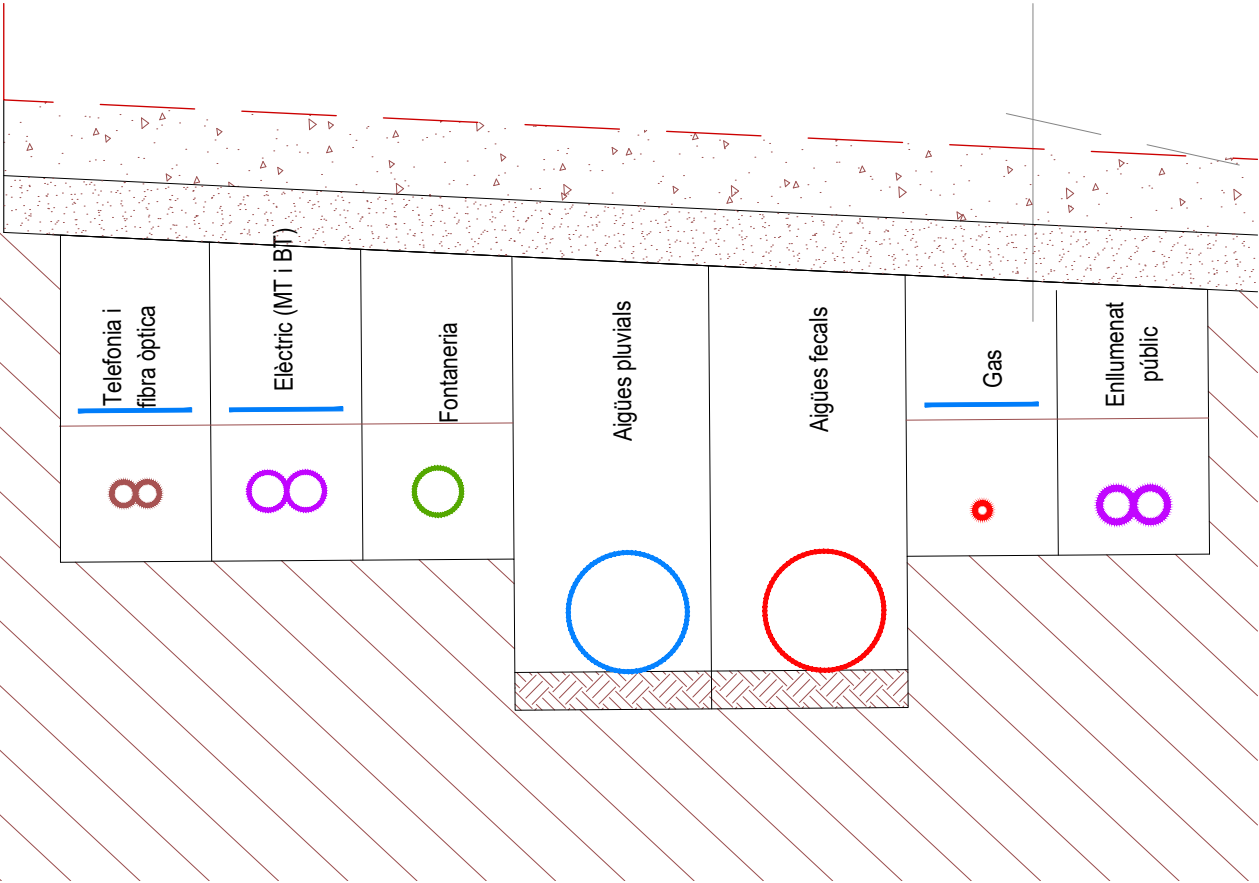


Detall 2

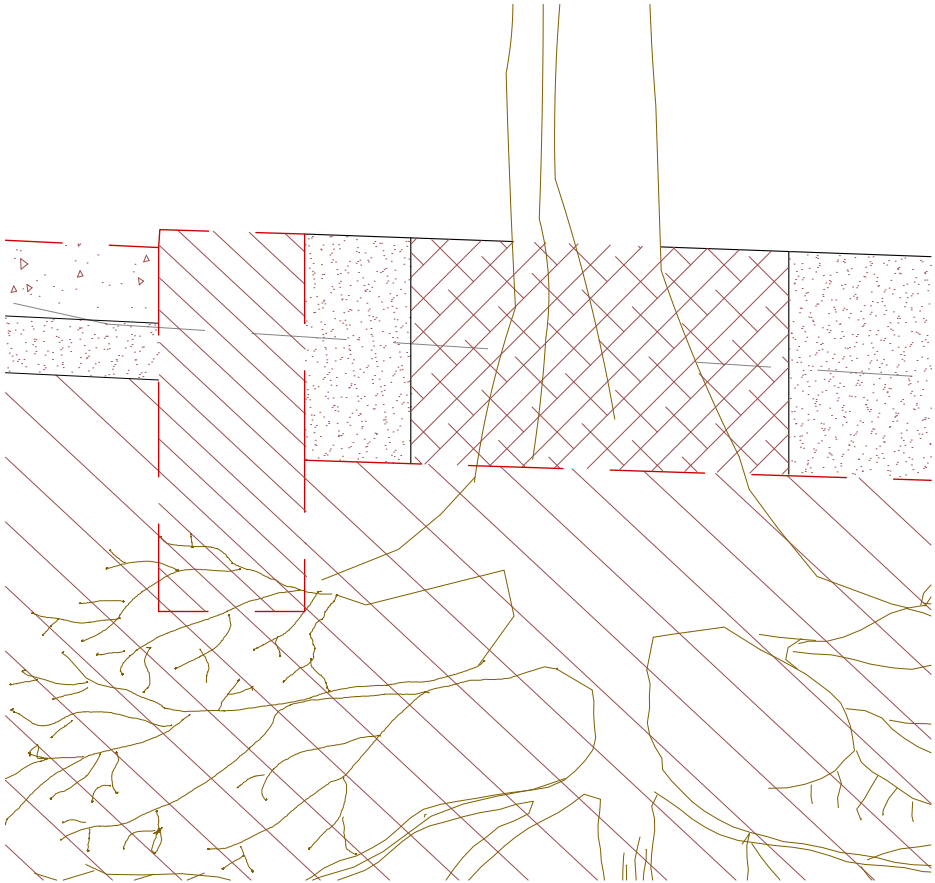


Detall 3

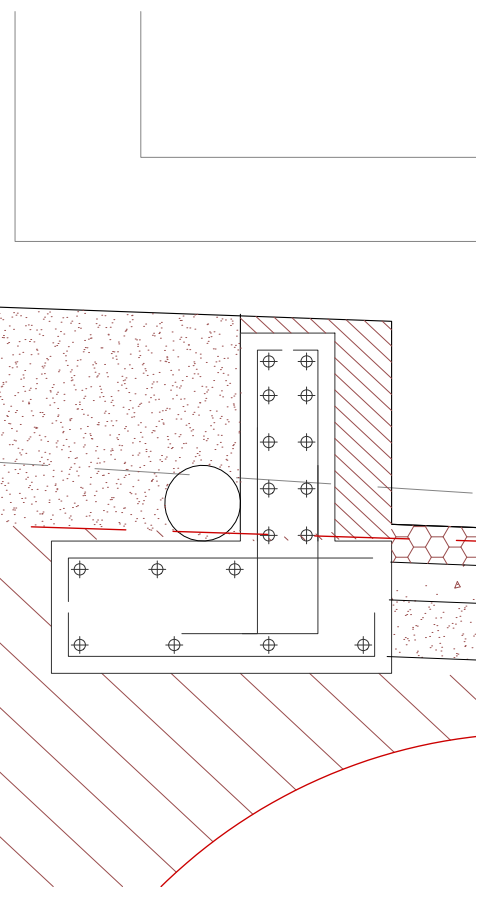



Detall 4

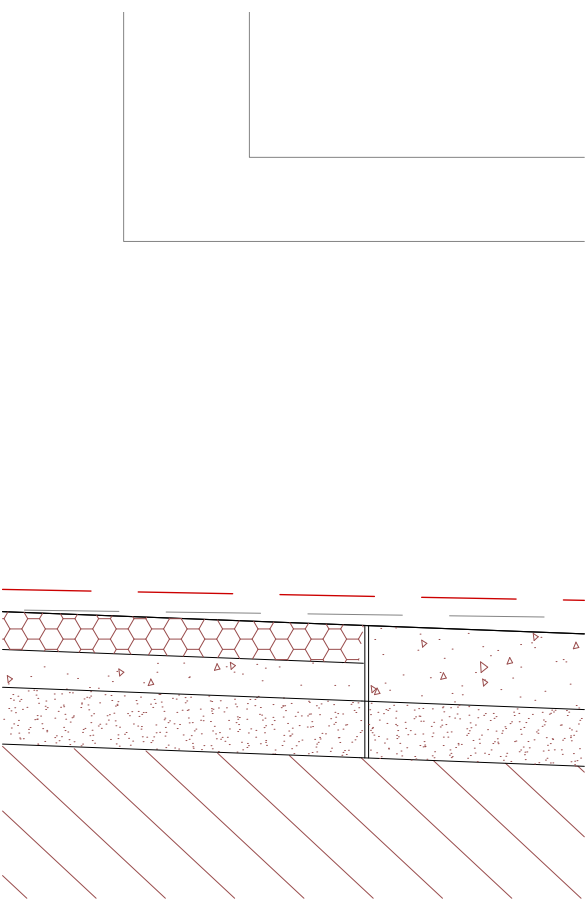

Detall 5

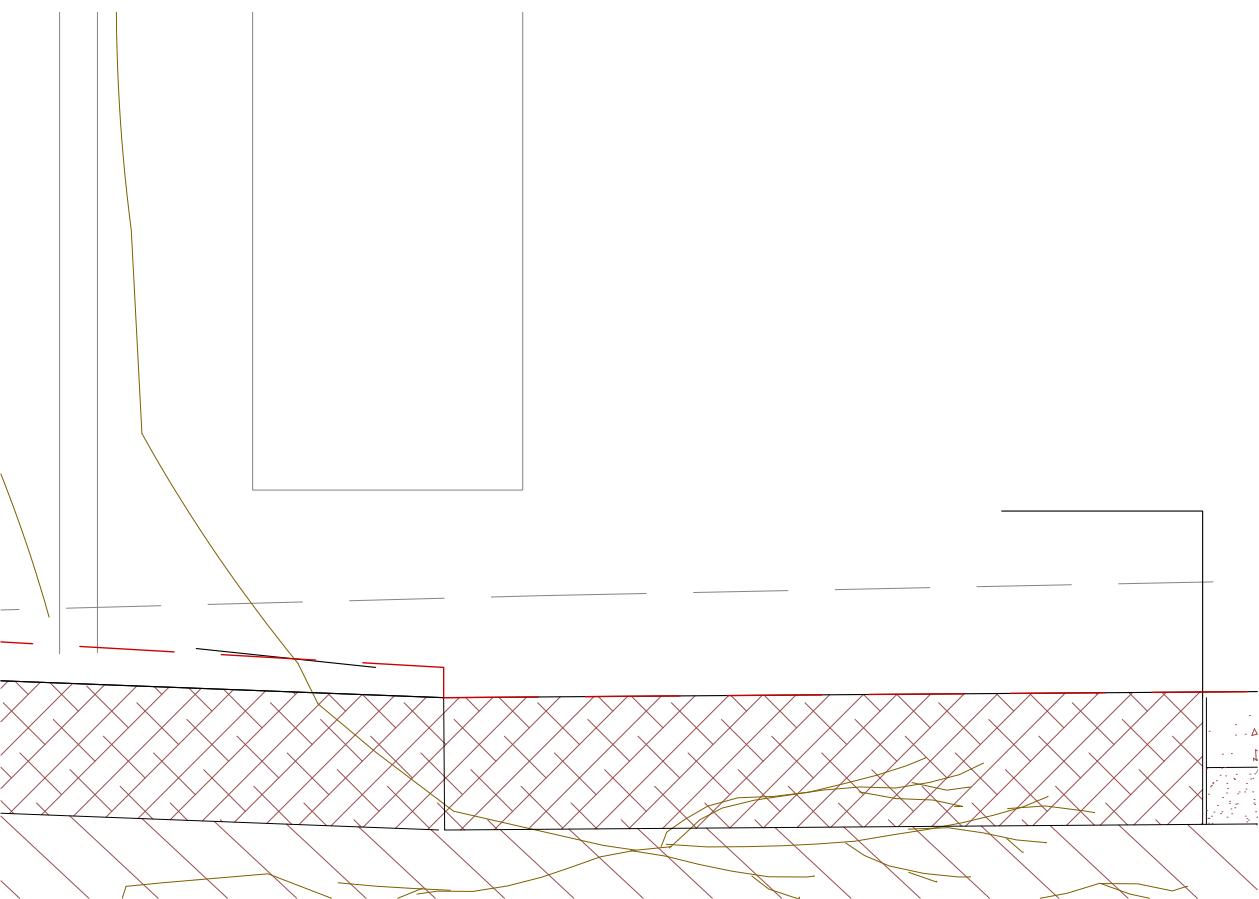

Detall 6

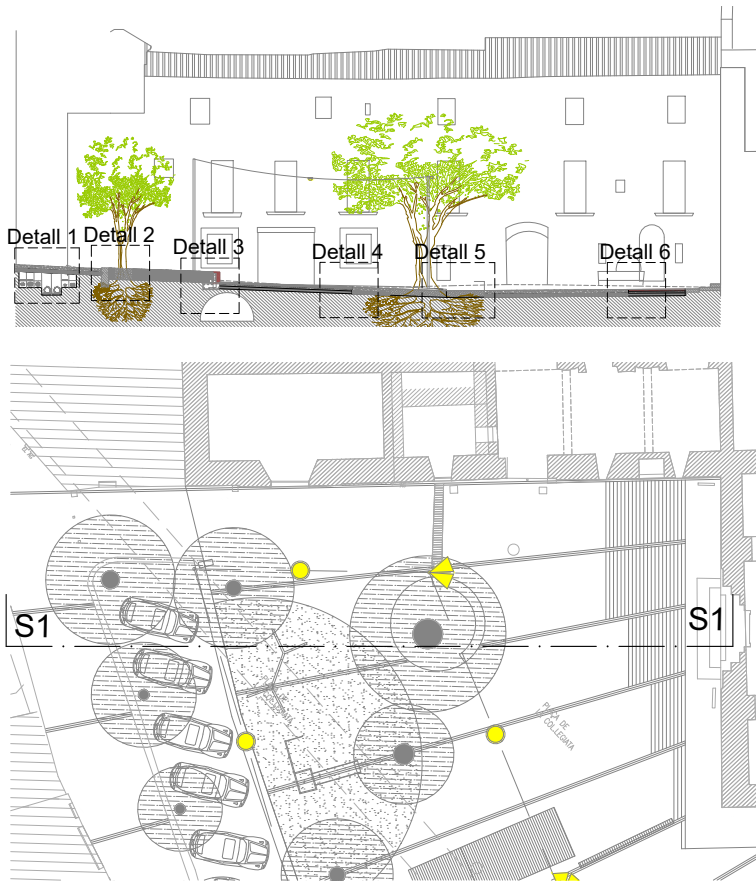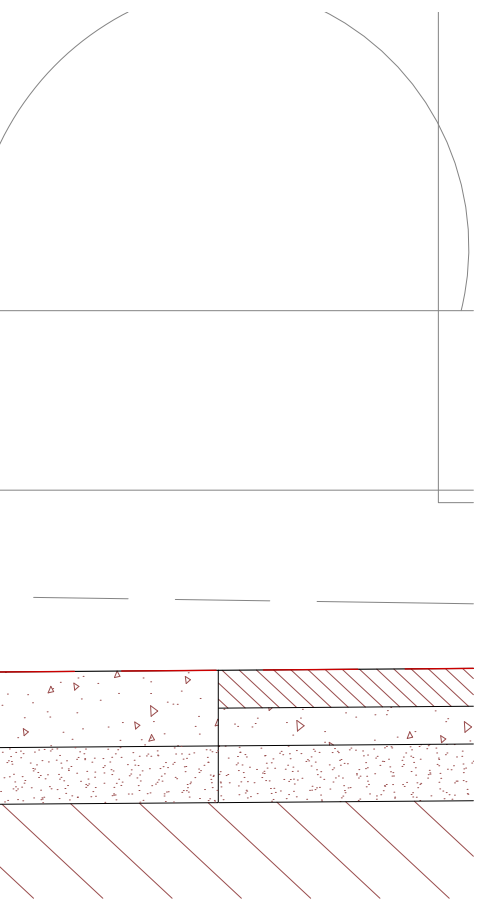


6.6 DETALLS SECCIÓ 1 E : 1/20


PROJECTE DE MILLORA DELS ACCESSOS I L'ENTORN DE SANTA MARIA DE LLADÓ, ALT EMPORDÀ

PROMOTOR: AJUNTAMENT DE LLADÓ ARQUITECTE: JOAN FALGUERAS FONT JORDI BERTRAN JORDÀ Figueres, Setembre de 2.023



Detall 7

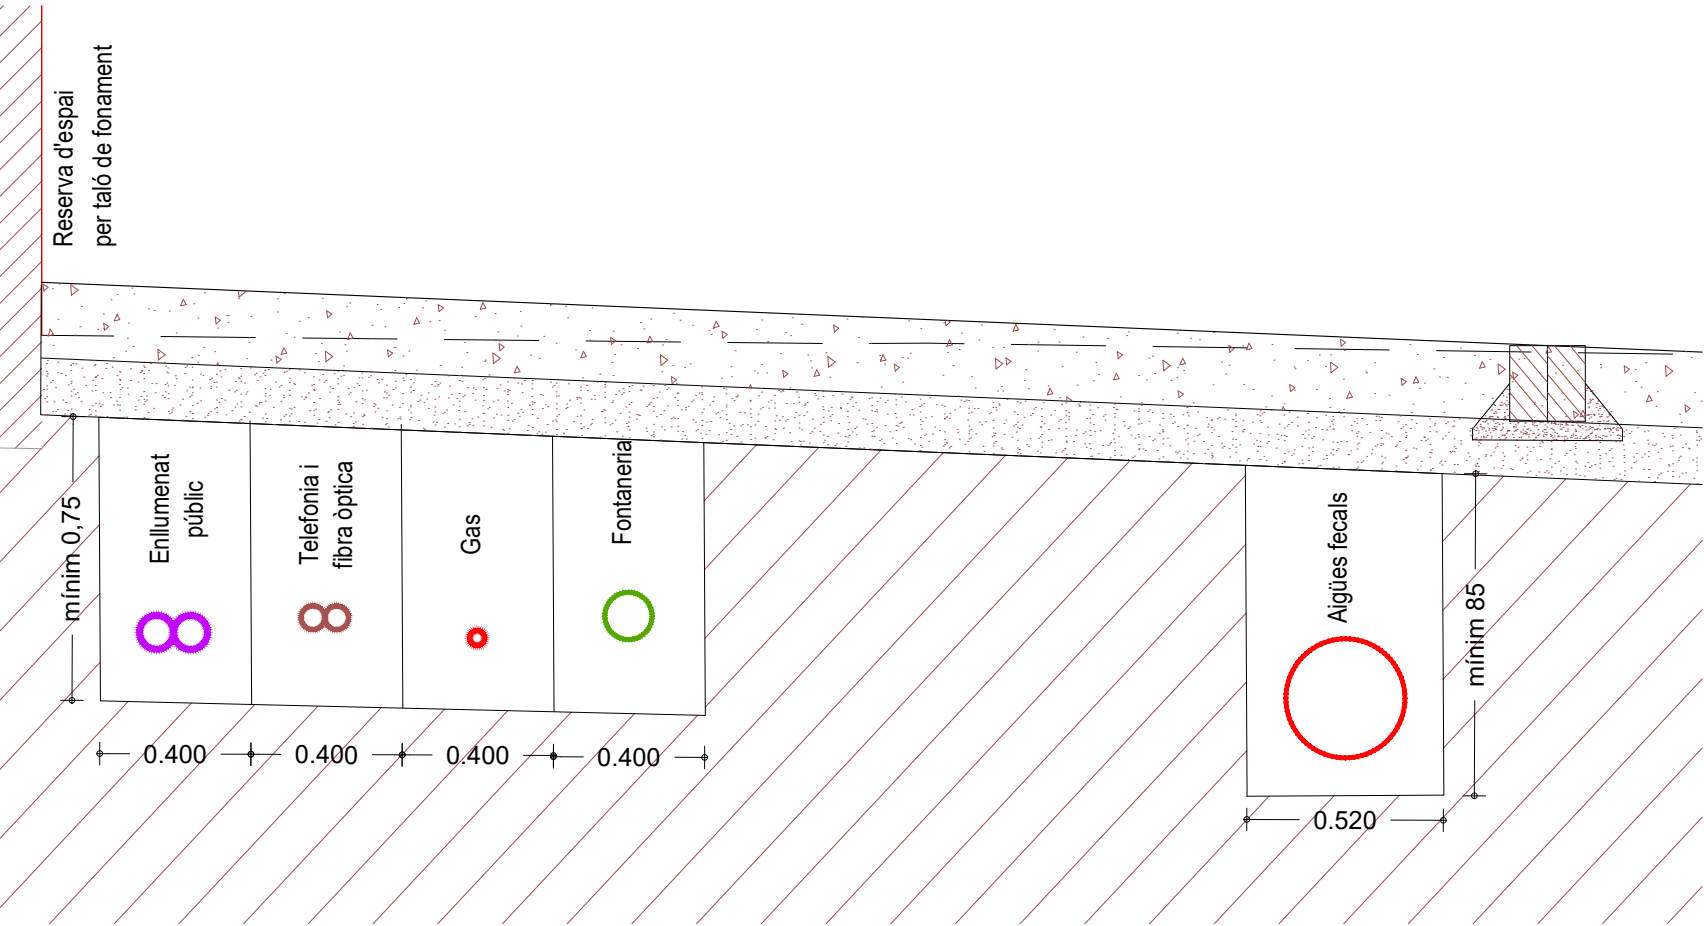

Detall 8

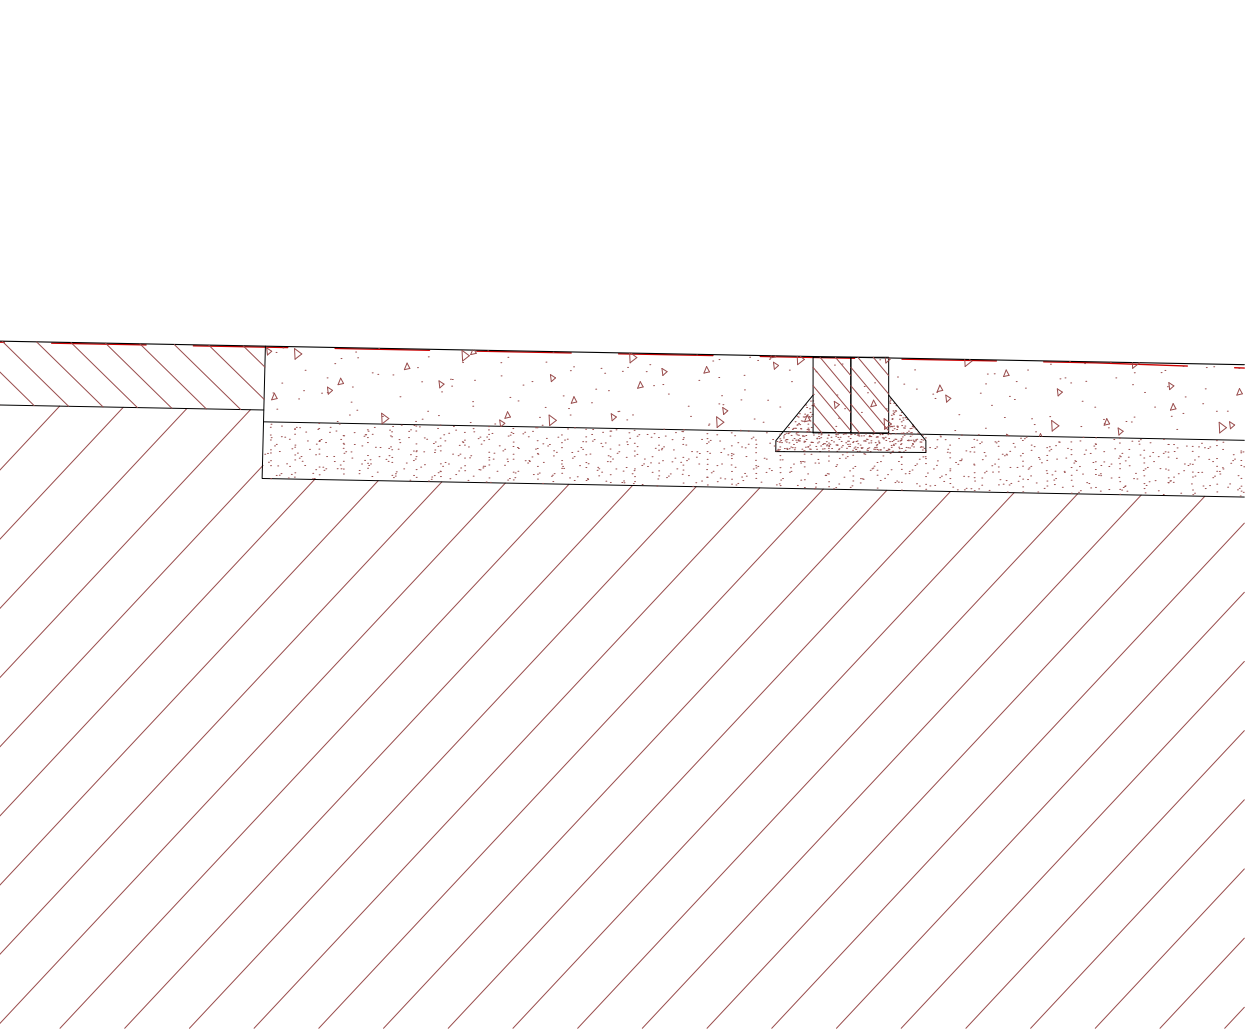


Detall 9

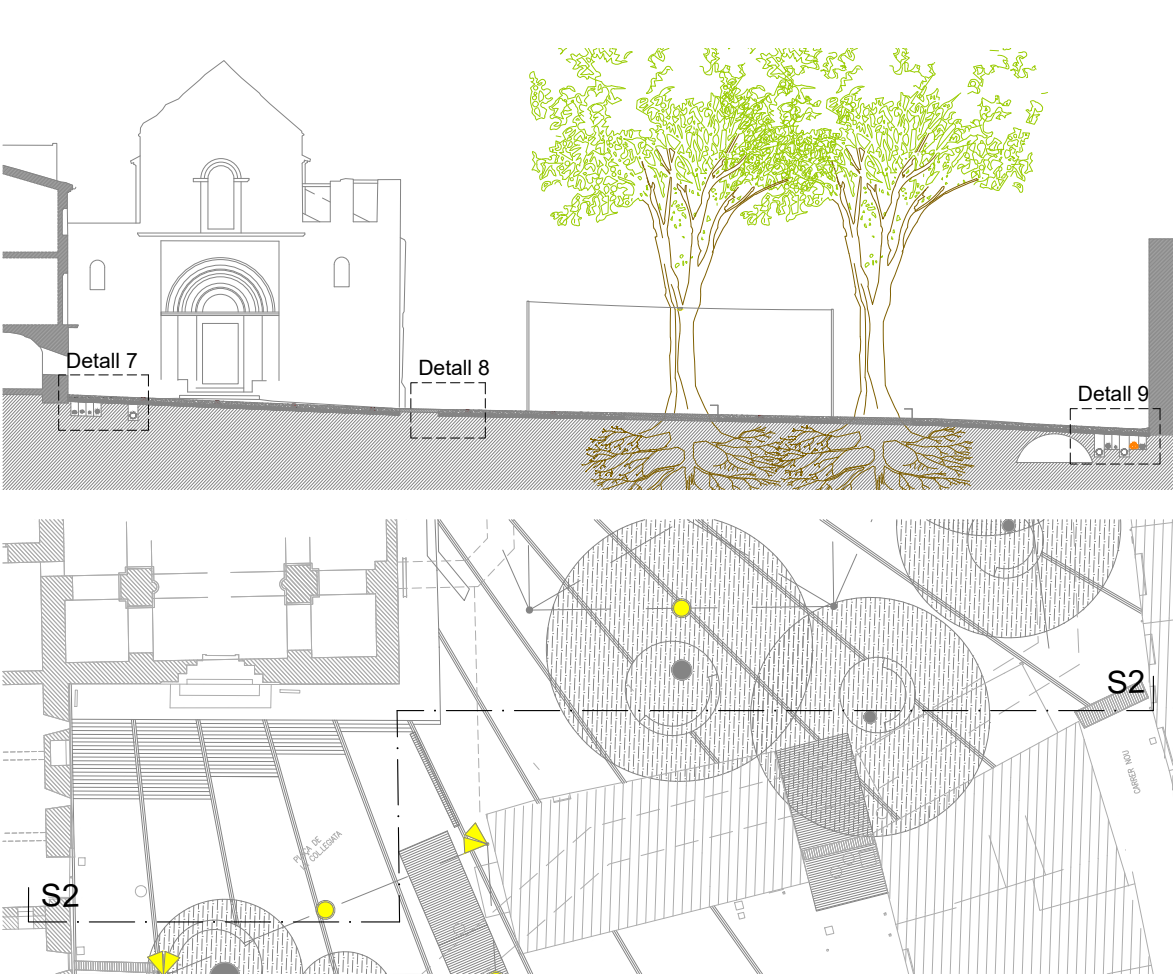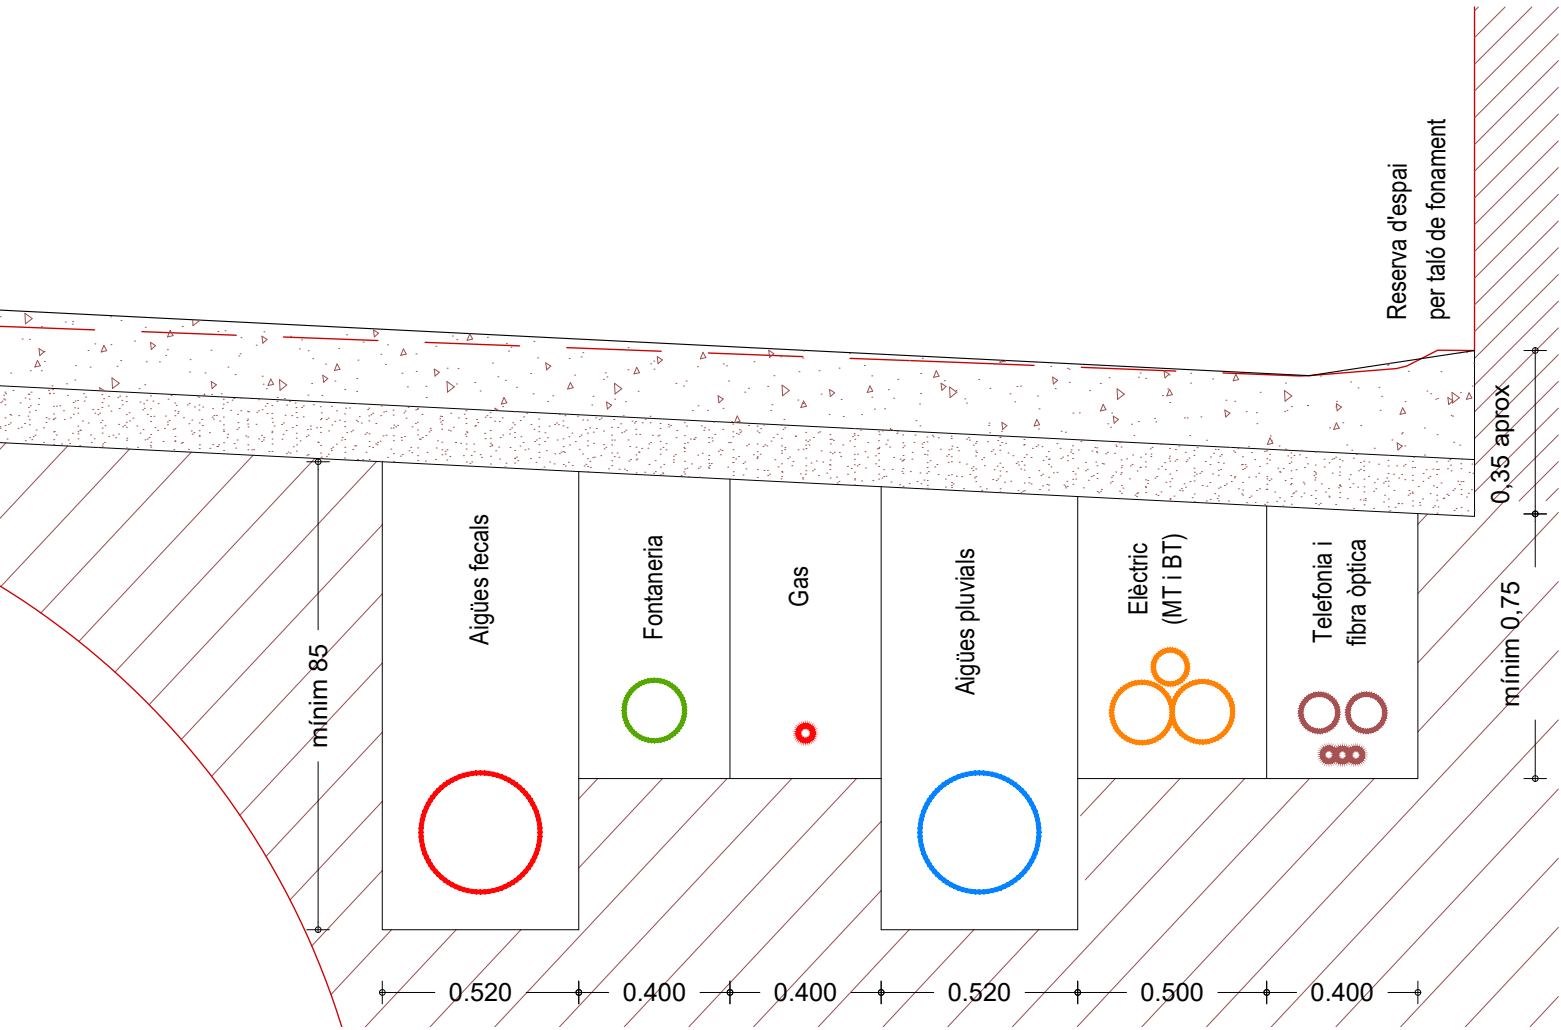


6.7 DETALLS SECCIÓ 2 E : 1/20



Detall 10

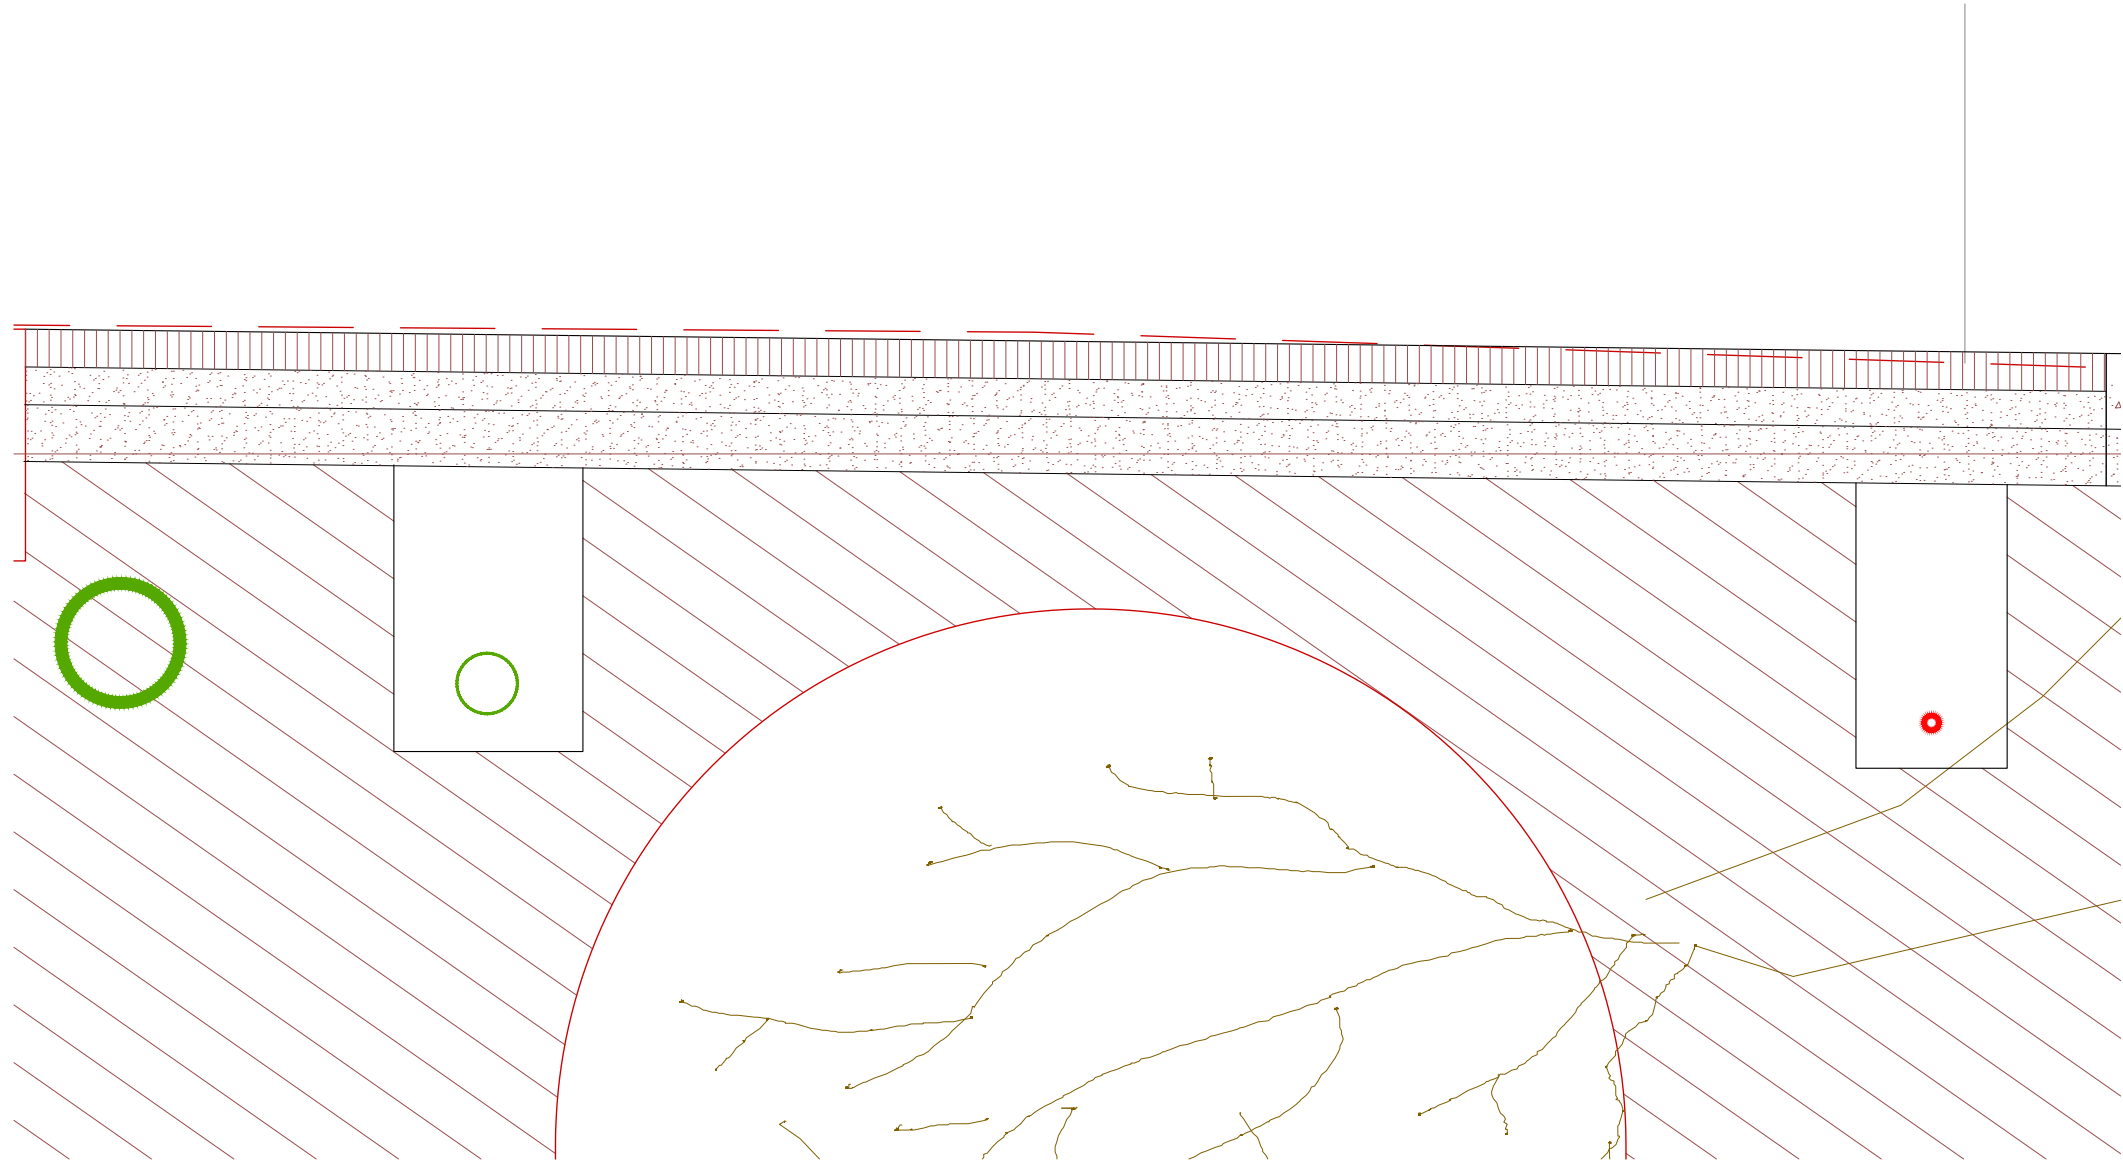

Detall 11

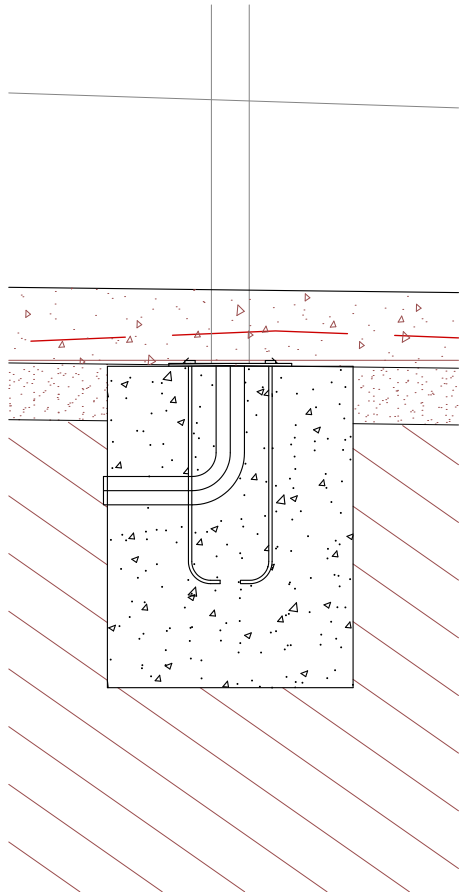


Detall 12

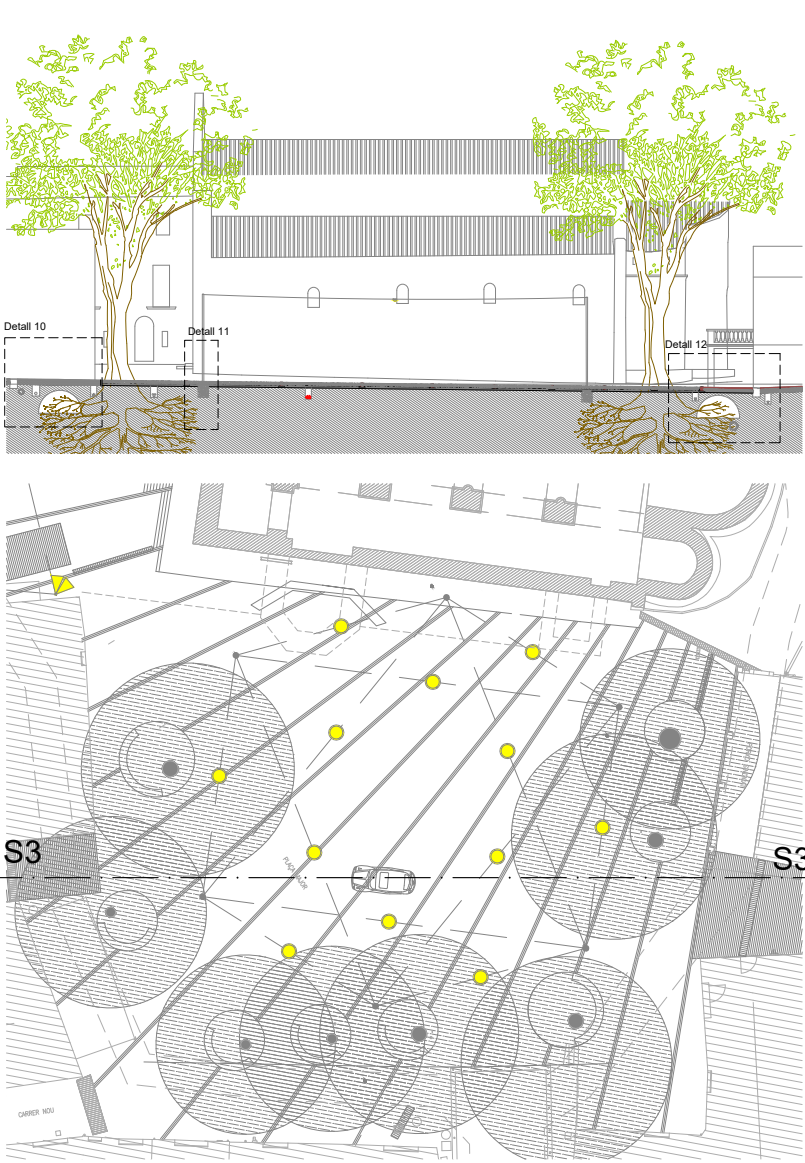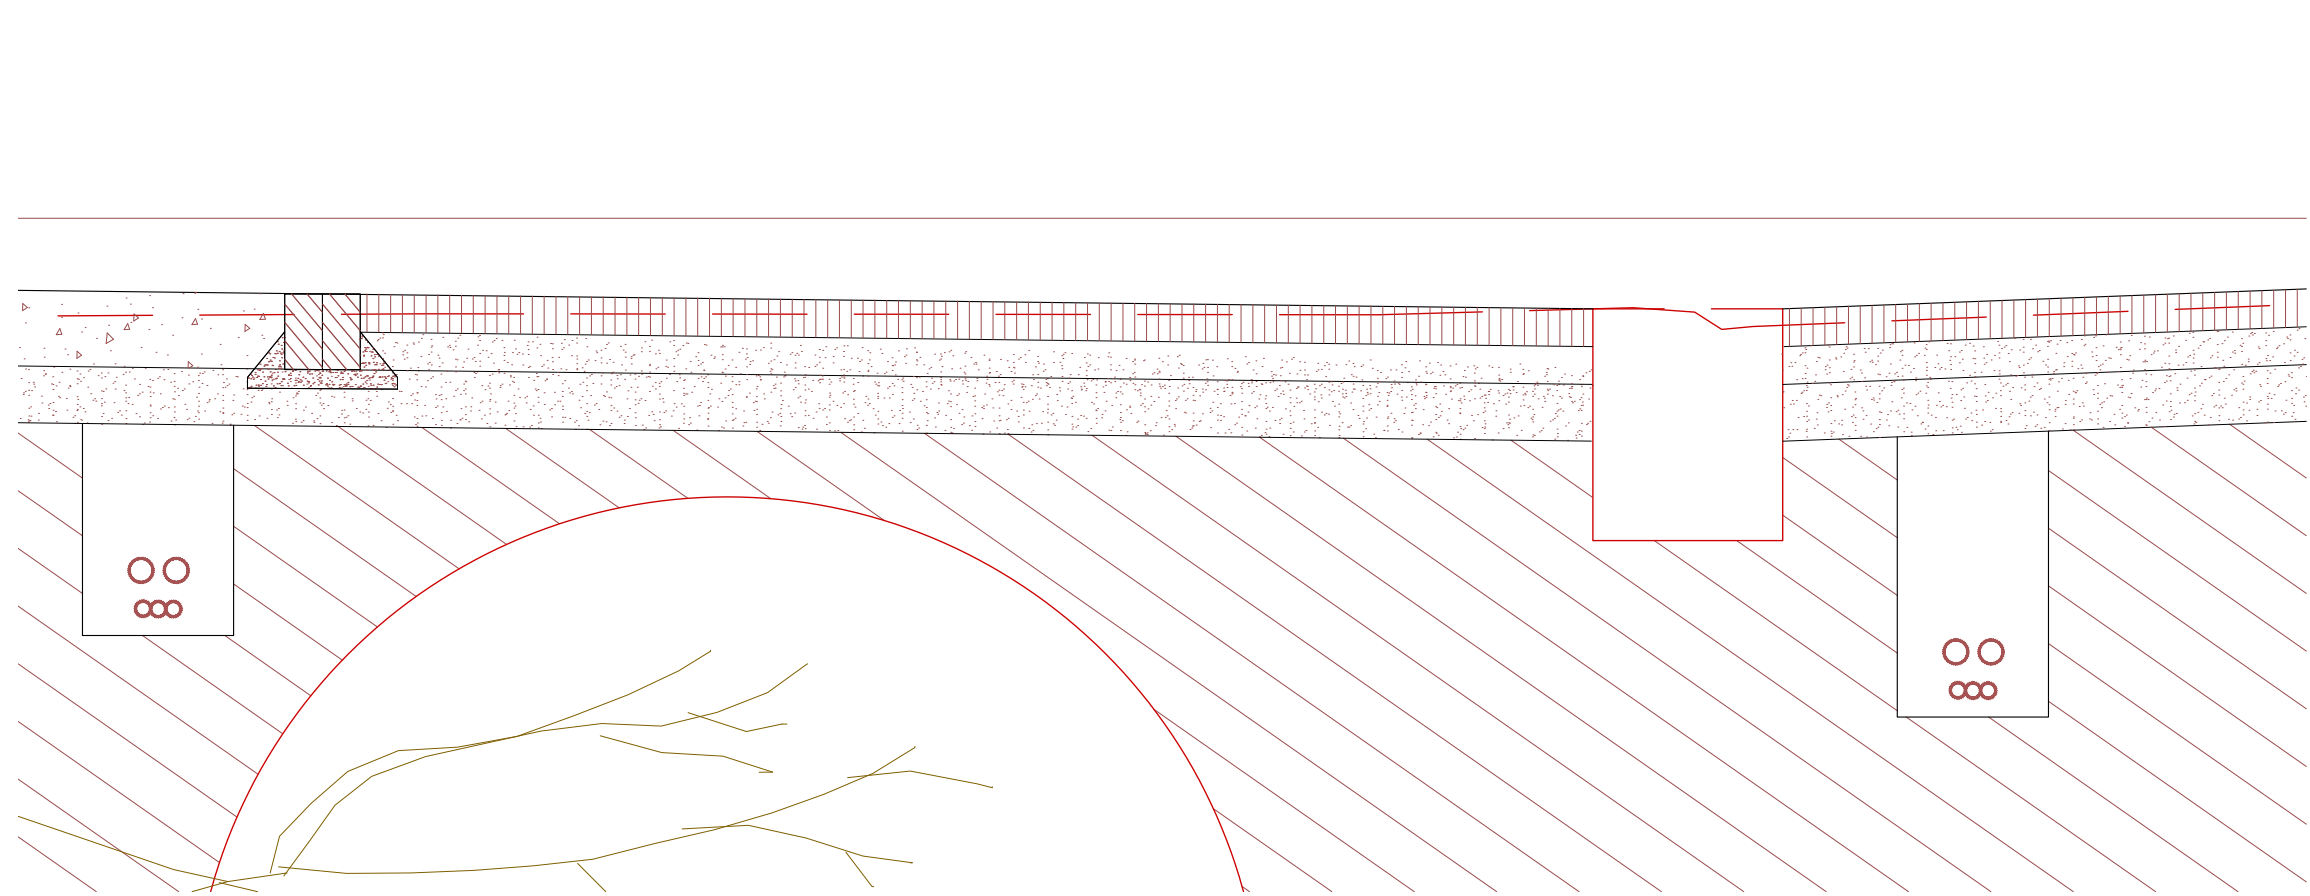


6.8 DETALLS SECCIÓ 3 E : 1/20

PROJECTE DE MILLORA DELS ACCESSOS I L'ENTORN DE SANTA MARIA DE LLADÓ, ALT EMPORDÀ


PROMOTOR: AJUNTAMENT DE LLADÓ ARQUITECTE: JOAN FALGUERAS FONT JORDI BERTRAN JORDA Figueres, Setembre de 2.023

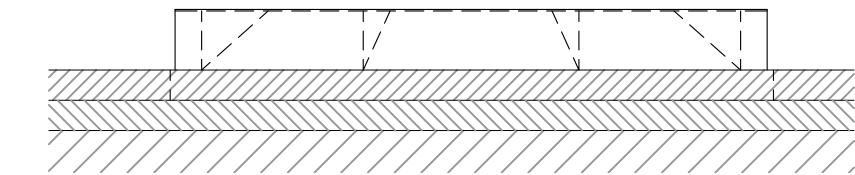


Alçat posterior

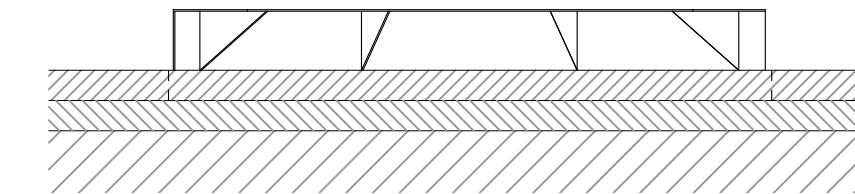



Alçat frontal

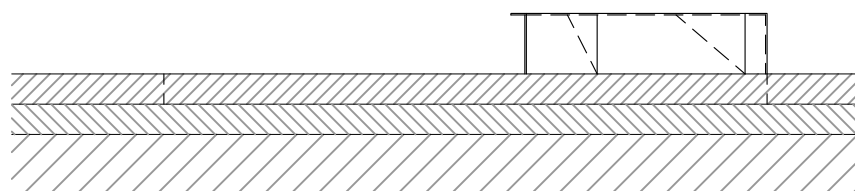


Alçat lateral

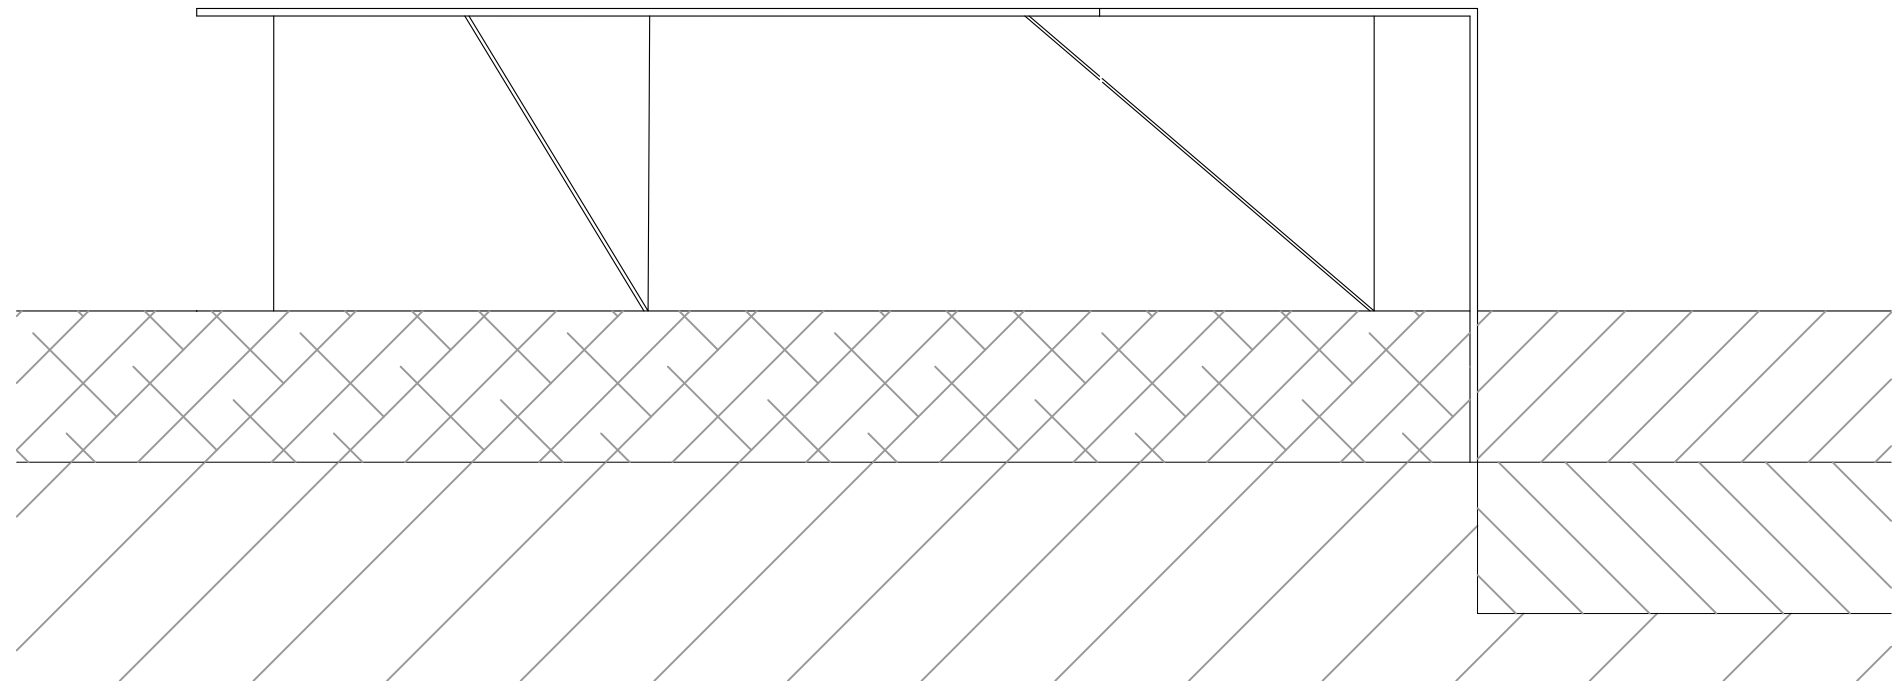


Alçat lateral E 1:10

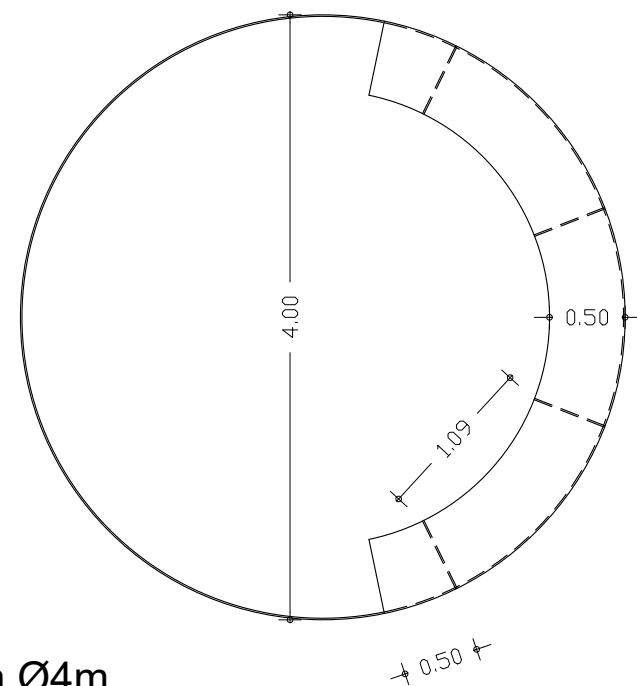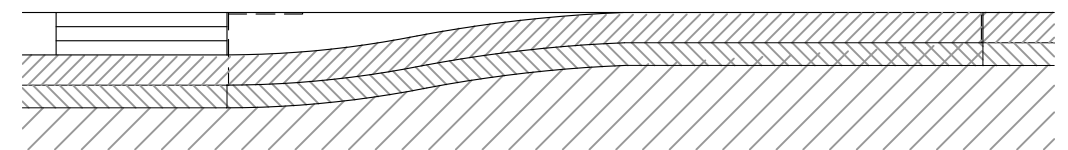


Planta Ø4m

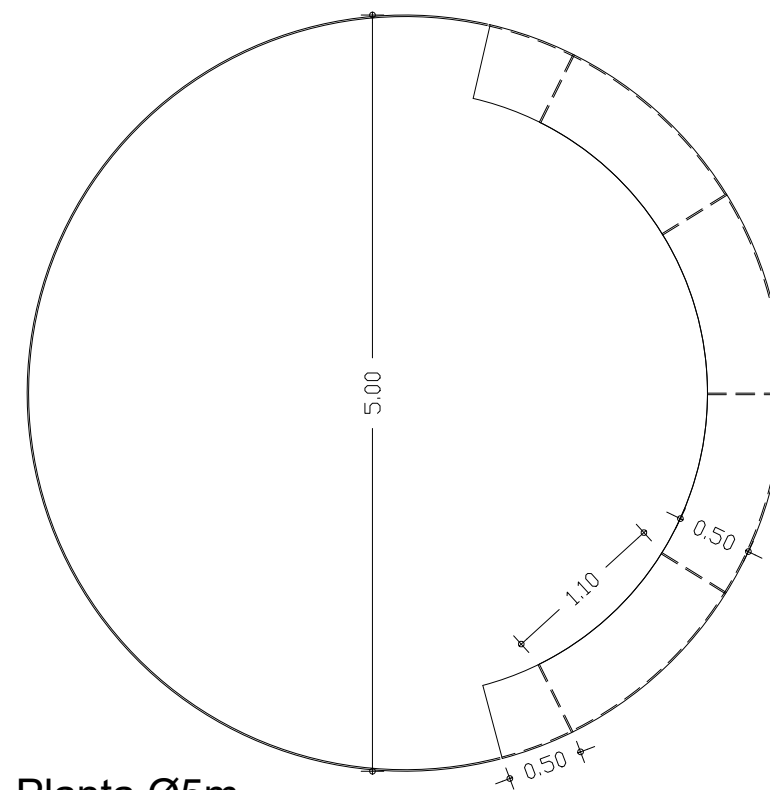


Planta Ø5m

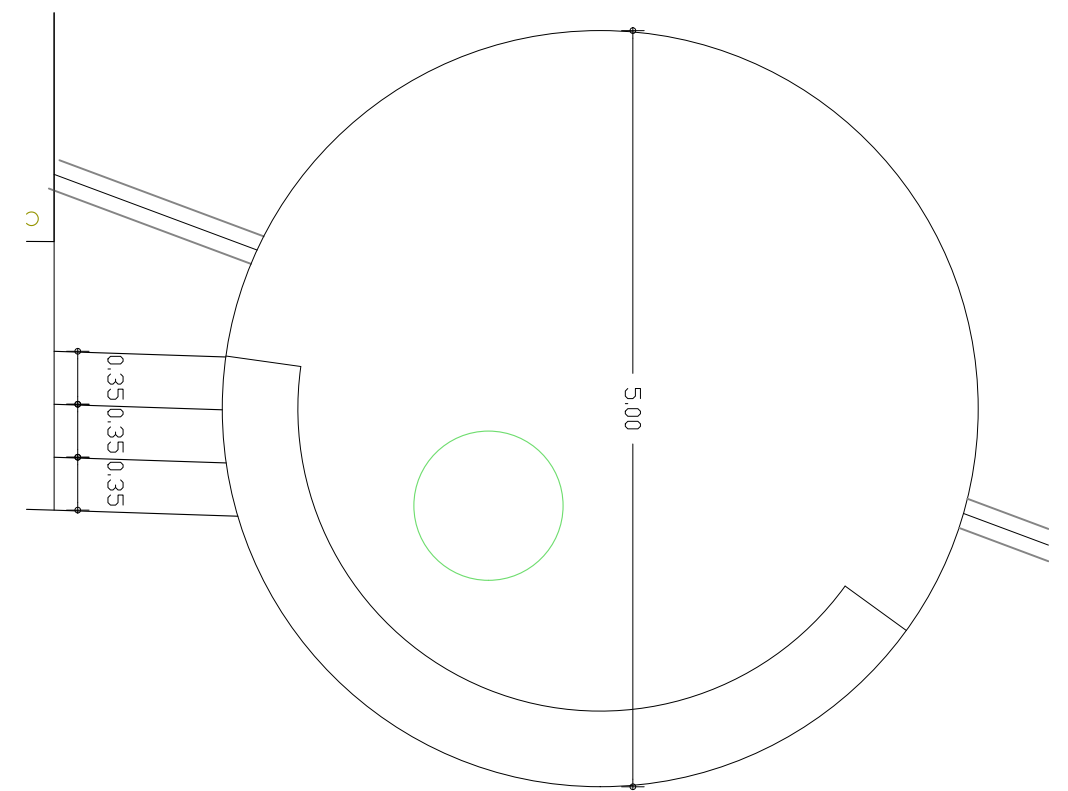

Planta Ø5m especial

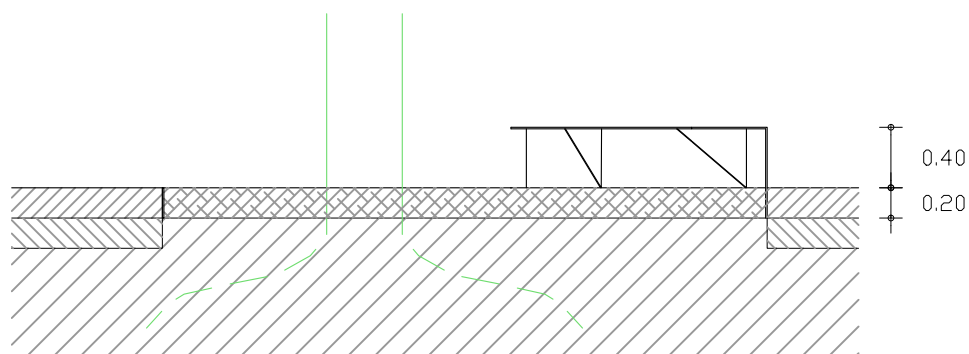


Secció

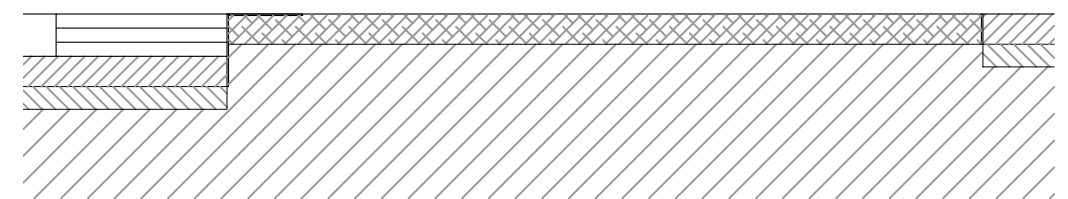

Secció

Geometria

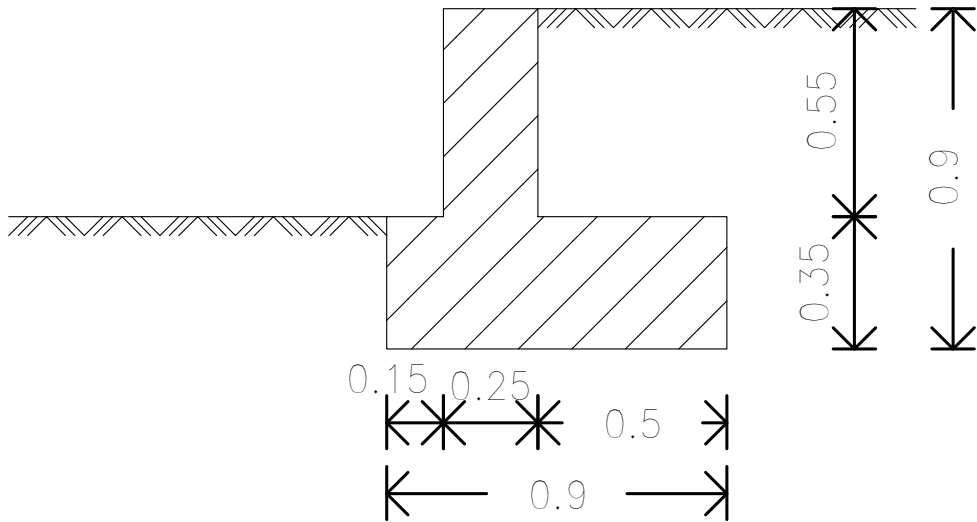


Mur								
POSICIÓ	ø mm	NRE. PECES	LONGITUD m	FORMA L=cm	LONGITUD TOTAL m	PES kg/m	PES kp	
1	10	34	0.66		22.27	0.62	13.73	
2	8	4	9.86		39.44	0.39	15.56	
3	10	67	0.66		43.89	0.62	27.06	
4	8	4	9.86		39.44	0.39	15.56	
5	12	2	9.86		19.72	0.89	17.51	
6	12	34	0.99		33.59	0.89	29.82	
7	12	4	9.86		39.44	0.89	35.02	
8	12	34	0.86		29.38	0.89	26.08	
9	12	3	9.86		29.58	0.89	26.26	
10	10	34	0.77		26.21	0.62	16.16	
11	10	67	0.87		58.36	0.62	35.98	
					ø8	78.88	0.39	31.12
					ø10	150.73	0.62	92.93
					ø12	151.71	0.89	134.69
B 400 S, Ys=1.15						Pes total	258.74	
						Pes total amb minves (10.00%)	284.61	


INTRADÓS

EXTRADÓS


Mur Armadura

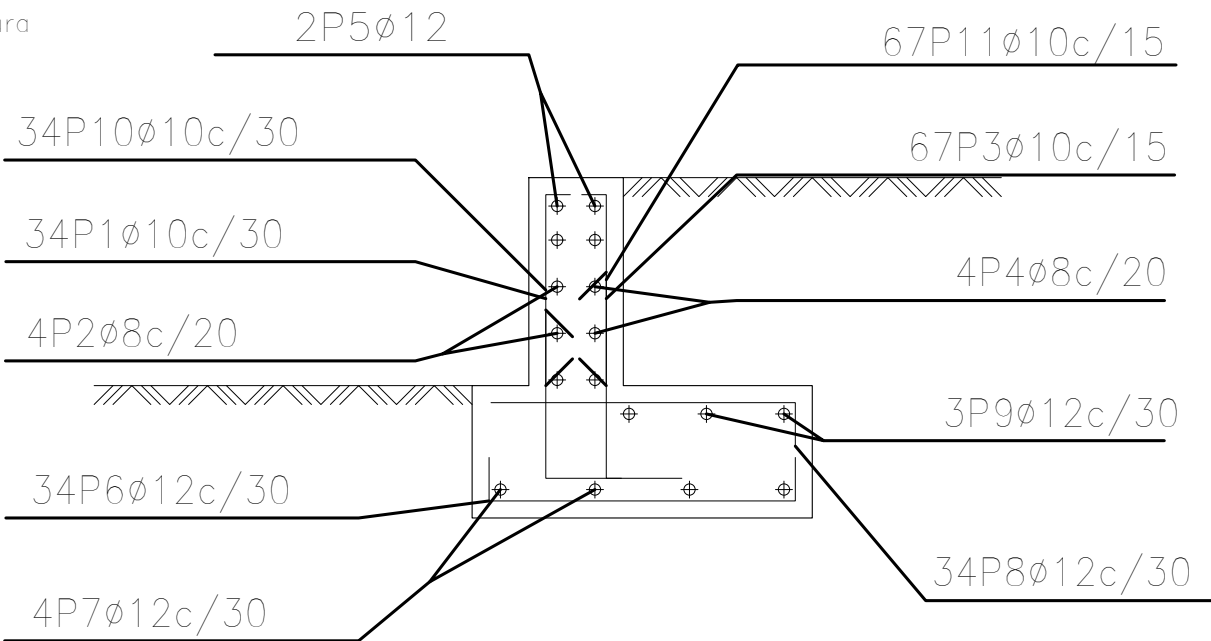


nou
mur 0,55
Norma: EHE-08 (Espanya)
Formigó: HA-25, Yc=1.5
Acer de barres: B 400 S, Ys=1.15
Tipus d'ambient: Clase IIa
Recobriment a l'intradós del mur: 3.0 cm
Recobriment a l'extradós del mur: 3.0 cm
Recobriment superior de la fonamentació: 5.0 cm
Recobriment inferior de la fonamentació: 5.0 cm
Recobriment lateral de la fonamentació: 7.0 cm
Grandària màxima del granulat: 30 mm
Escala: 1:50

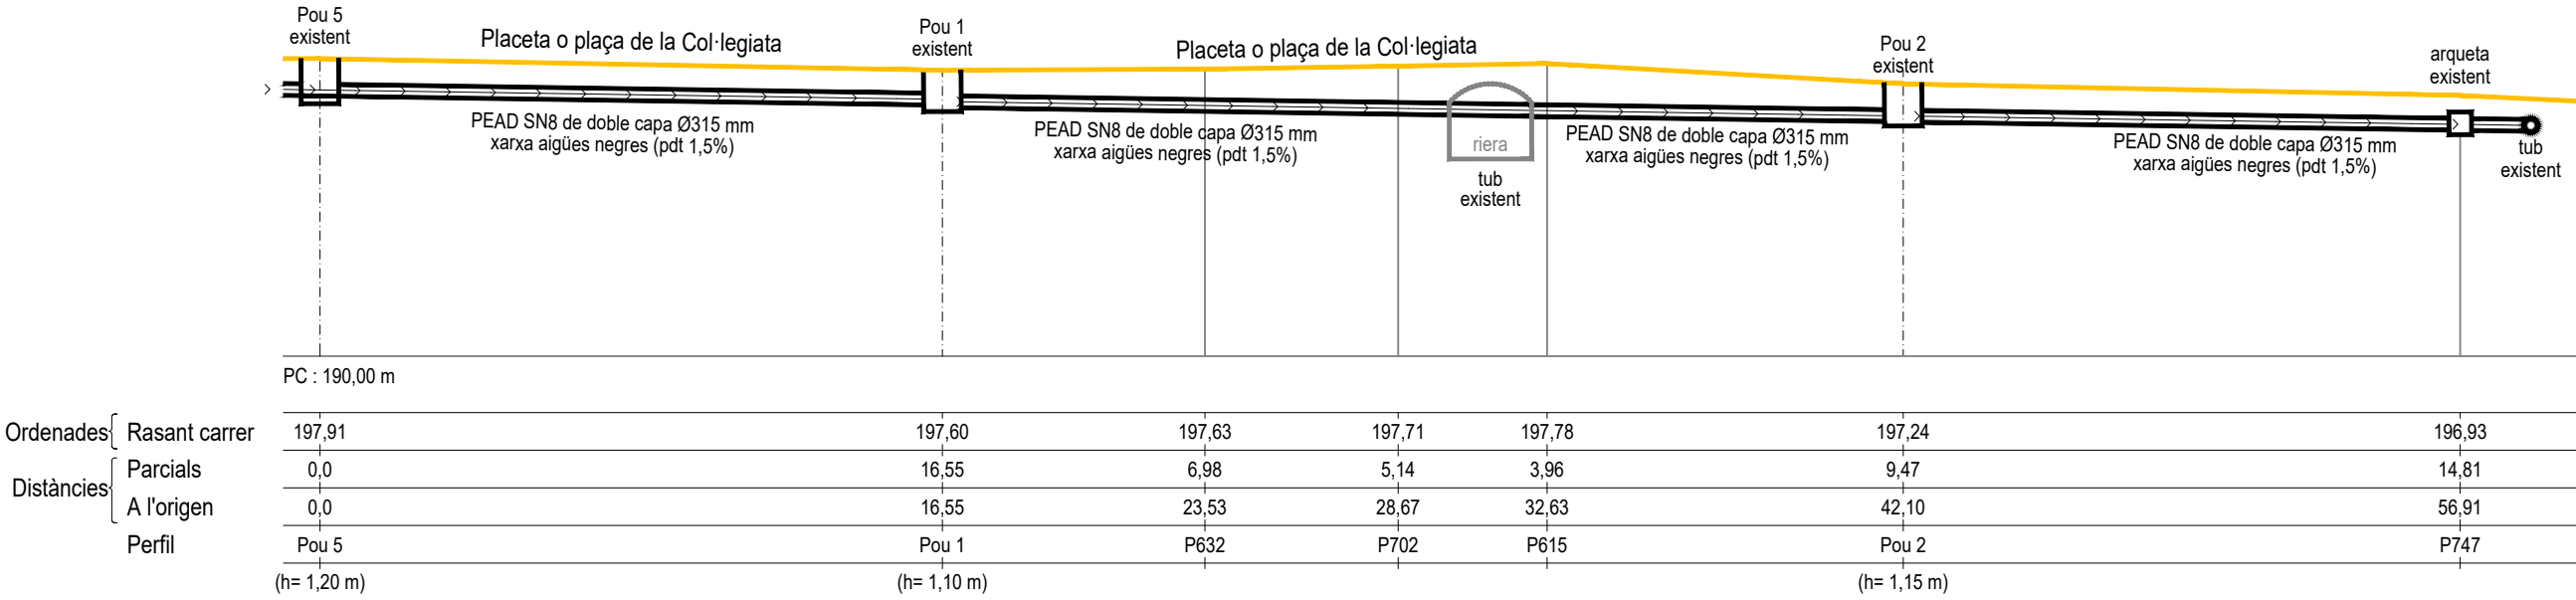



SECCIÓ LONGITUDINAL

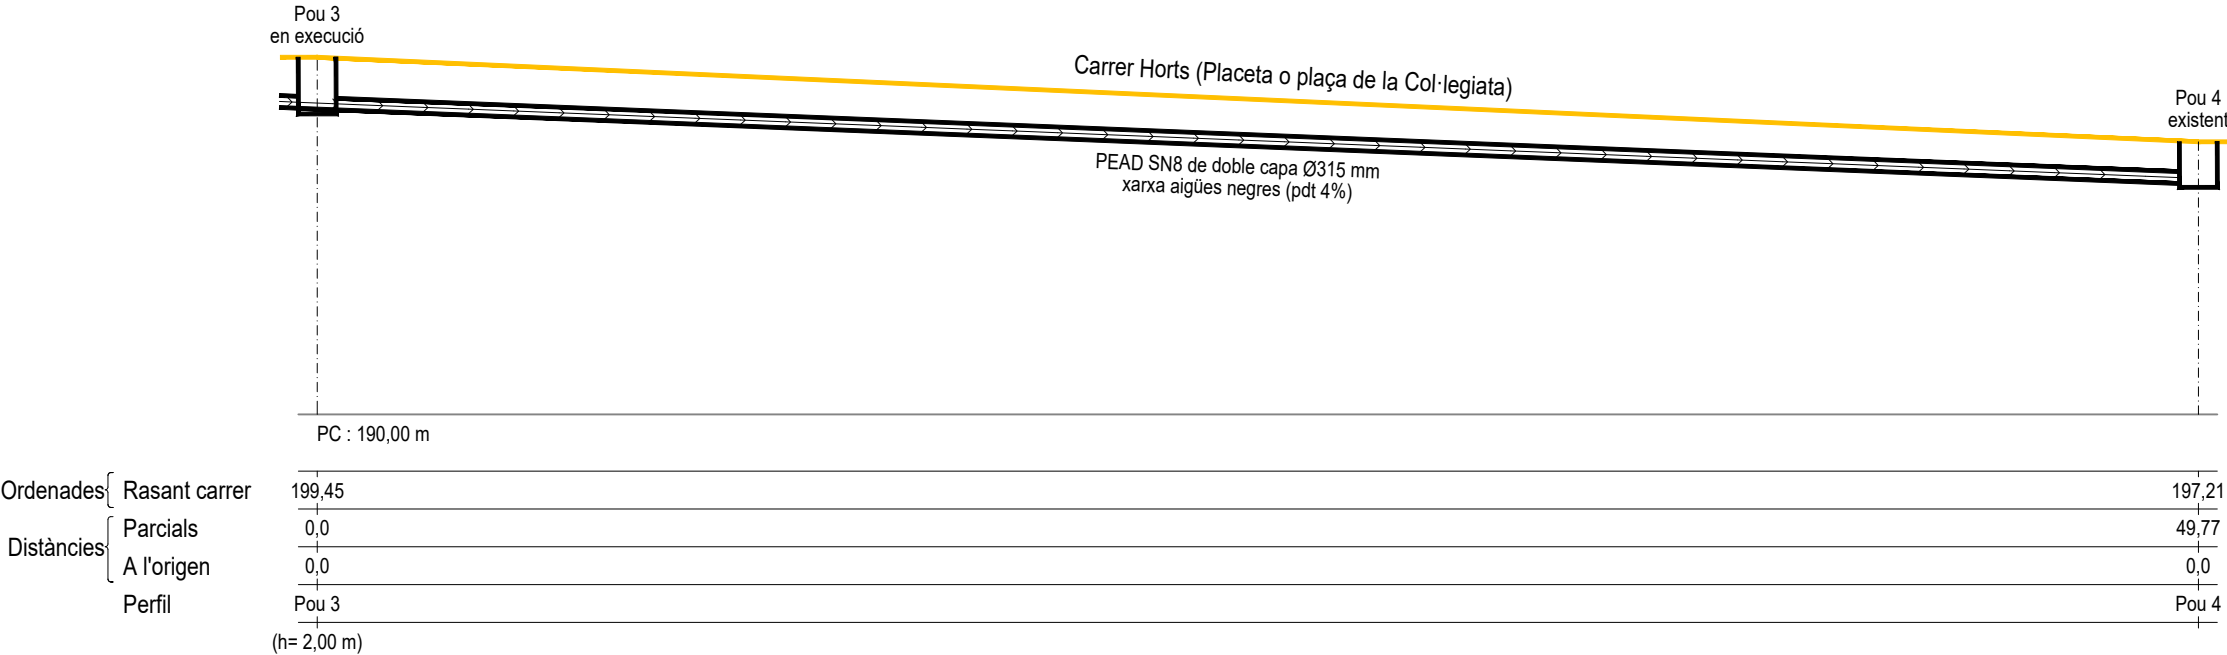

SECCIÓ LONGITUDINAL

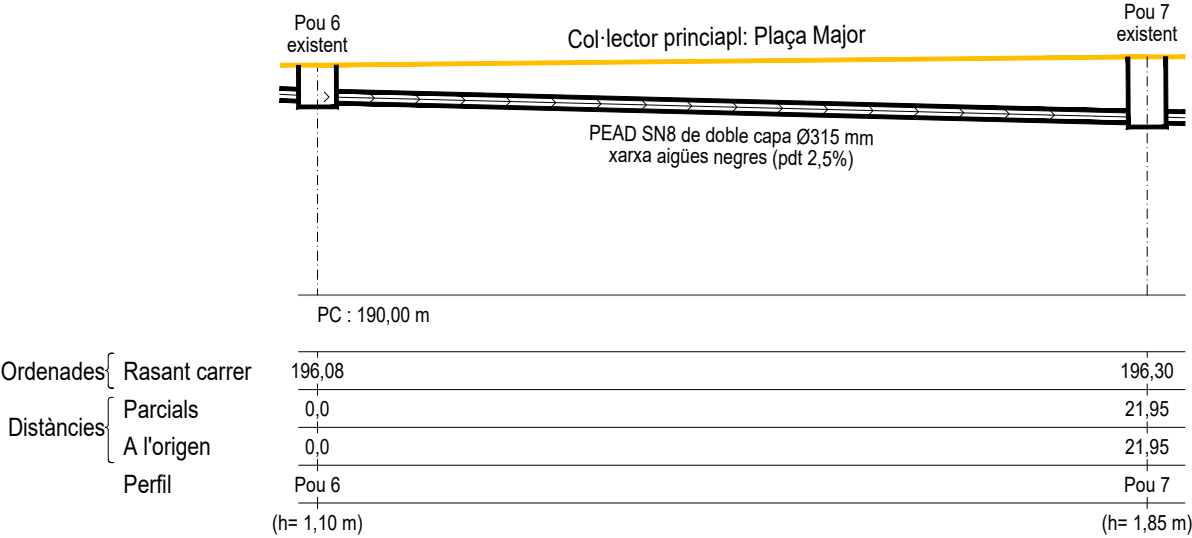


SECCIÓ LONGITUDINAL

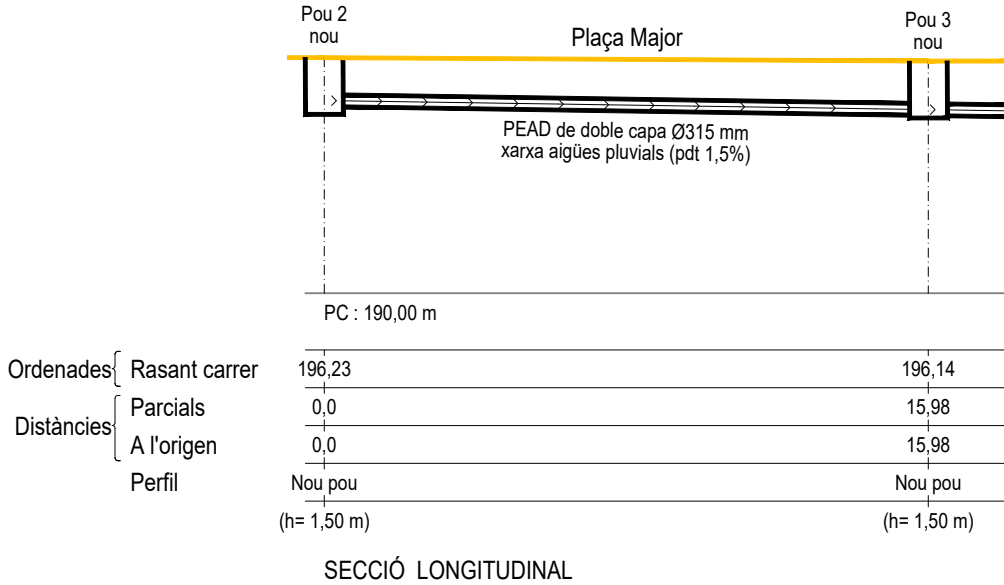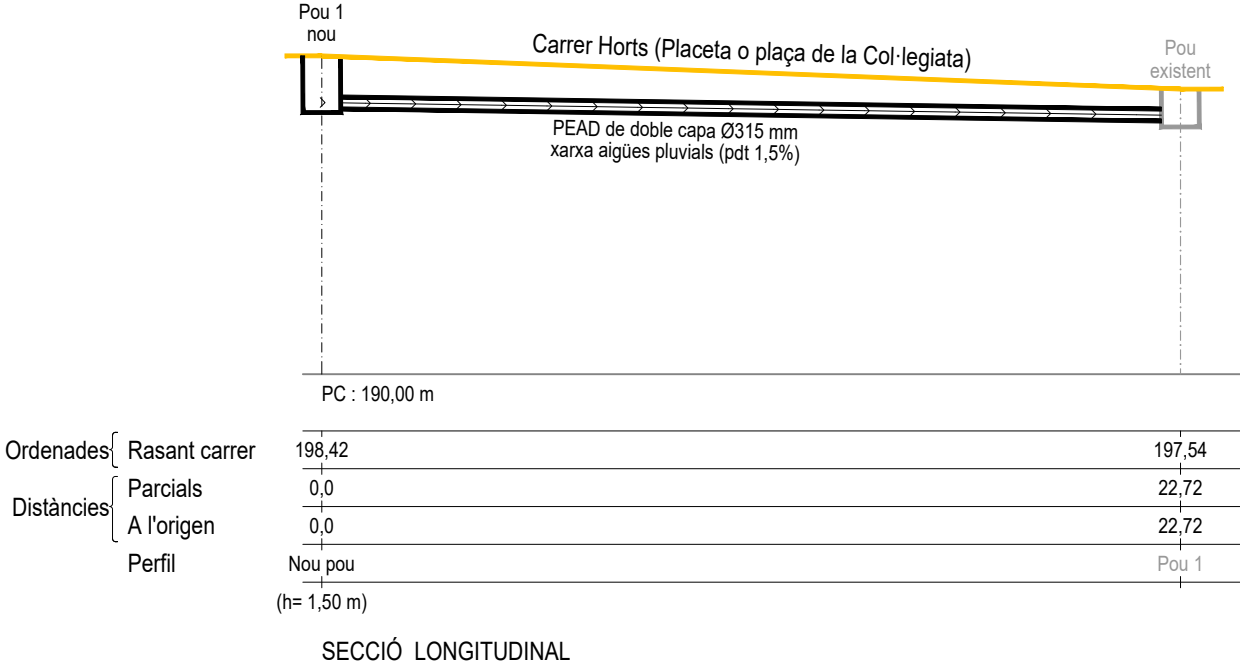


TAPA DE REGISTRE

(cotes en cm)


PLANTA

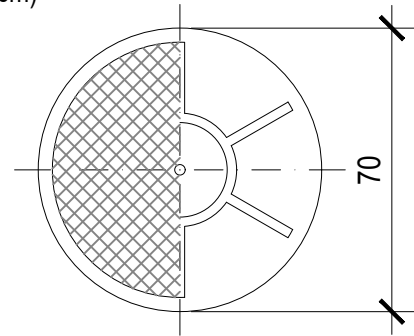



SECCIÓ

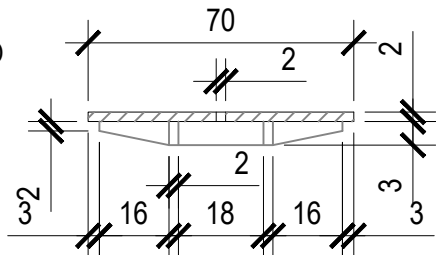

SECCIÓ MARC

 

DETALL MARC

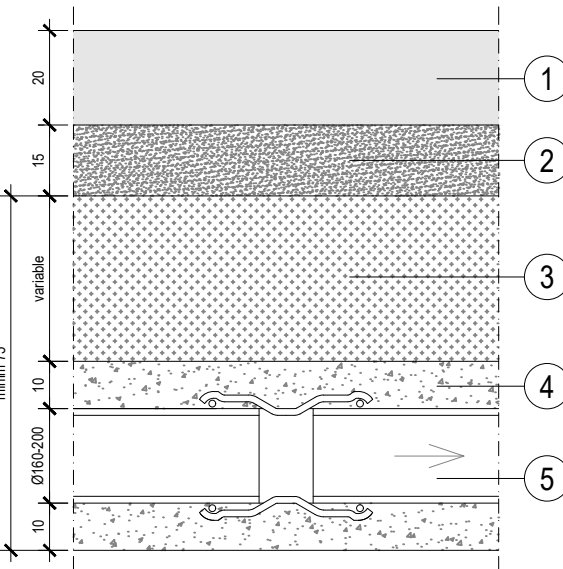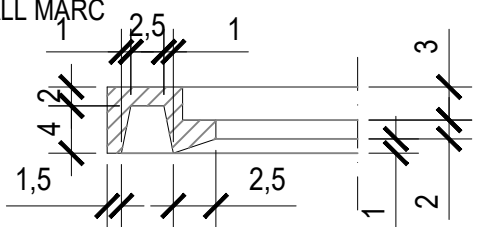

SECCIÓ LONGITUDINAL

- 1 Paviment de formigó
- 2 Subbase de graves reciclades de formigó de 15 cm de gruix d'àrids no superiors a 20 mm
- 3 Reomplert de rasa, amb tongades de 25 cm, amb terres seleccionades de la pròpia obra amb grau de compactació no inferior al 95 % del PM
- 4 Prisma de formigó HM-20/P/20/I de 35 cm d'altura
- 5 Tub de PEAD de doble capa (veure Ø en plànol de planta) amb una pendent mínima 1.5%, amb unions entre tubs amb mordasses a pressió

POU DE REGISTRE

(cotes en cm)

Mur aparellat de fàbrica de maó massís, amb juntes de morter CEM II/B-L (32,5R) d'un cm. de gruix

Lliscat amb morter mixt CEM II/B-L en proporció 1:2:10 i bruyit, acabat amb angles arrodonits


Agafalls d'acer galvanitzat

Marc i tapa de fossa dúctil

PLANTA

CANALIZACIÓ SOTERRADA AMB TUB PEAD DE DOBLE CAPA

(cotes en cm)

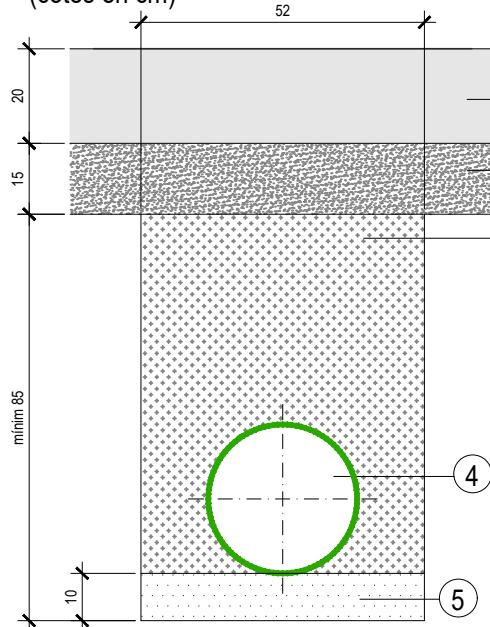

SECCIÓ TRANSVERSAL
INSTAL·LACIÓ AIGÜES FECALS

- 1 Paviment de formigó
- 2 Subbase de graves reciclades de formigó de 15 cm de gruix d'àrids no superiors a 20 mm
- 3 Reomplert de rasa, amb tongades de 25 cm, amb terres seleccionades de la pròpia obra amb grau de compactació no inferior al 95 % del PM
- 4 Tub de PEAD de doble capa (veure Ø en plànol de planta)
- 5 Omplert de sorra de riu per l'assentament de la canonada

Arrebossat i lliscat amb morter CEM II/B-L en proporció 1:0.5:4, i acabat amb angles arrodonits

Agafalls d'acer galvanitzat


Mur aparellat de fàbrica de maó calat, amb juntes de morter CEM II/B-L (32,5R) d'1 cm. de gruix

Ø segons plànol de planta

Solera de formigó en massa HM-20/P/40/I

SECCIÓ


(cotes en cm)

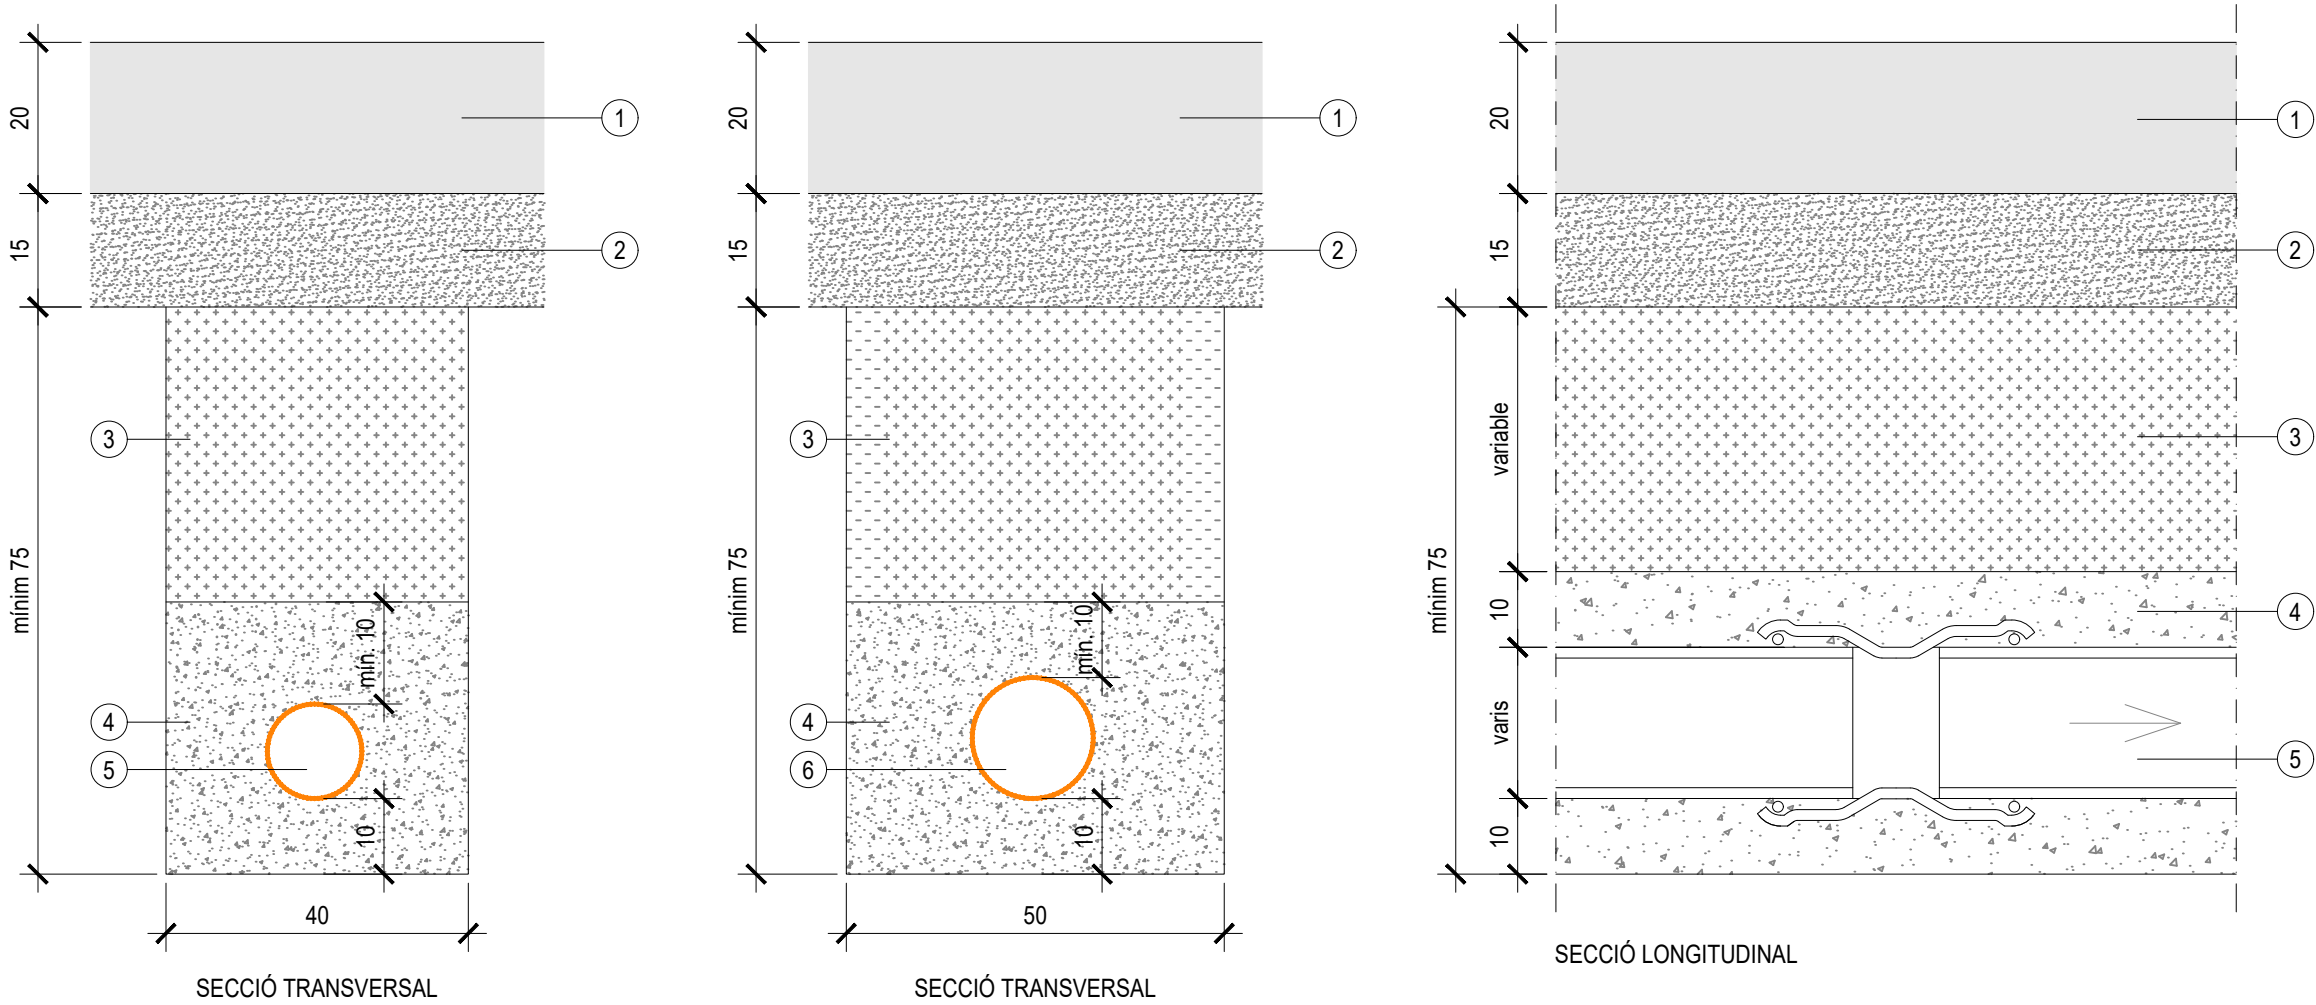


- 1 Paviment de formigó
- 2 Subbase de graves reciclades de formigó de 15 cm de gruix d'àrids no superiors a 20 mm
- 3 Reomplert de rasa, amb tongades de 25 cm, amb terres seleccionades de la pròpia obra amb grau de compactació no inferior al 95 % del PM
- 4 Prisma de formigó HM-20/P/20/I de 35 cm d'altura
- 5 Canonada soterrada de Polietilè Ø125 mm o Ø63 mm
- 6 Canonada soterrada de Polietilè Ø160 mm

DETALL PERICÓ DE REGISTRE DE FORMIGÓ PREFABRICAT


(cotes en cm)

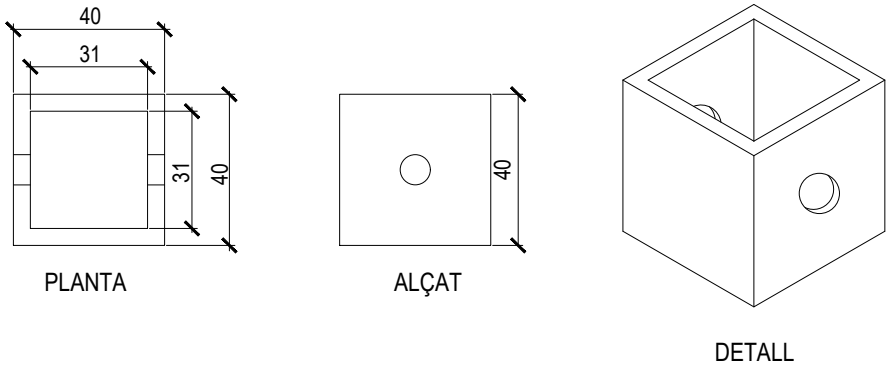


DERIVACIÓ DE LA CANONADA PRINCIPAL

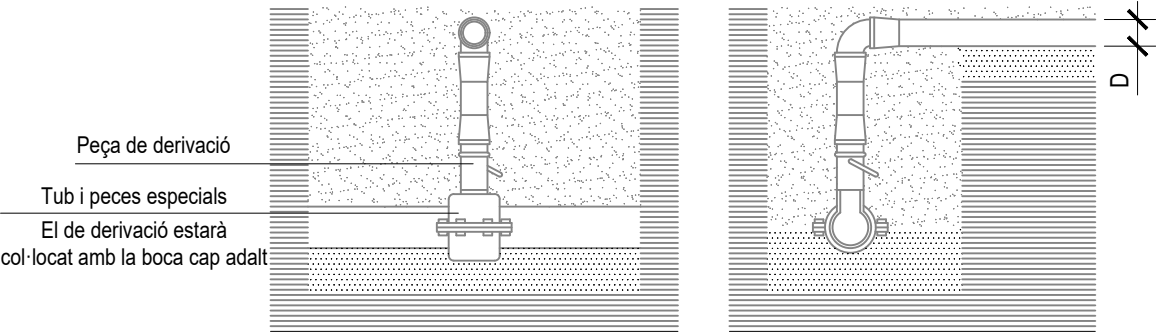


CANALIZACIÓ SOTERRADA LÍNIA ELÈCTRICA
(cotes en cm)

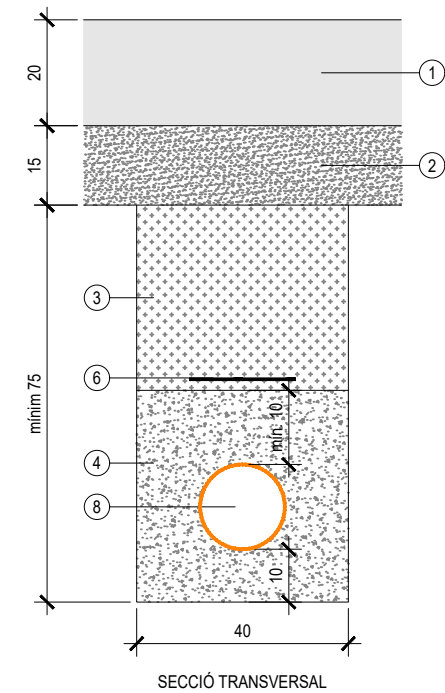


CANALIZACIÓ SOTERRADA LÍNIA ELÈCTRICA
(cotes en cm)

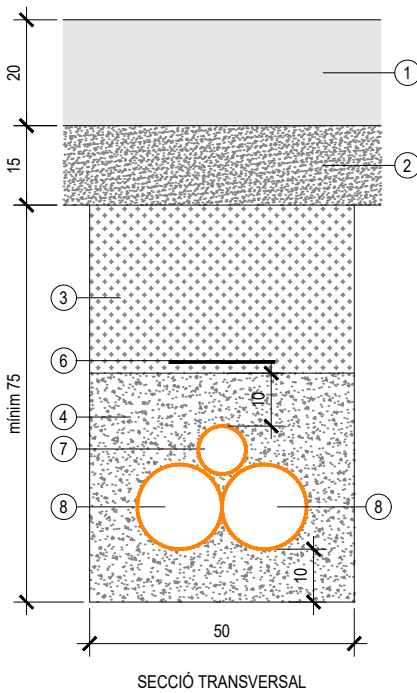


CANALIZACIÓ SOTERRADA LÍNIA ELÈCTRICA
(cotes en cm)

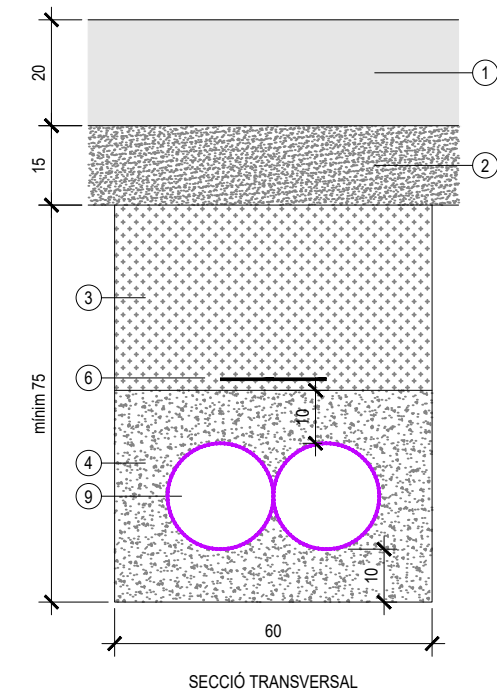


CANALIZACIÓ SOTERRADA LÍNIA ELÈCTRICA
(cotes en cm)

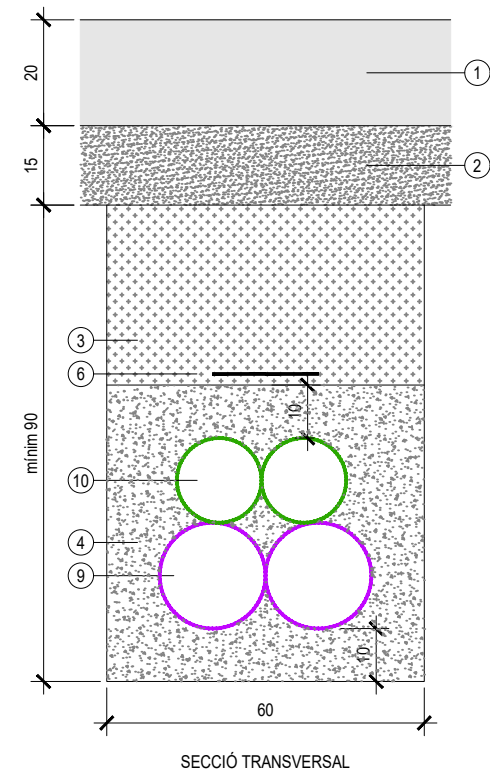


CANALIZACIÓ SOTERRADA LÍNIA ELÈCTRICA
(cotes en cm)

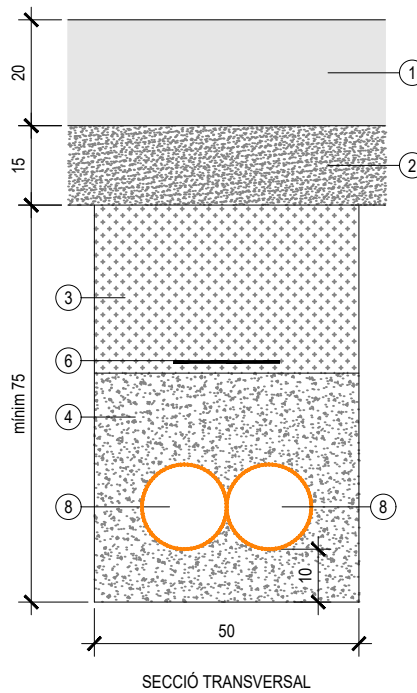


CANALIZACIÓ SOTERRADA LÍNIA ELÈCTRICA
(cotes en cm)

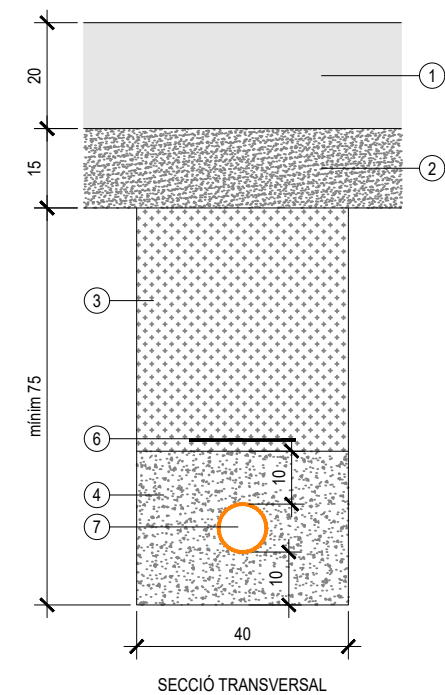


CANALIZACIÓ SOTERRADA LÍNIA ELÈCTRICA
(cotes en cm)

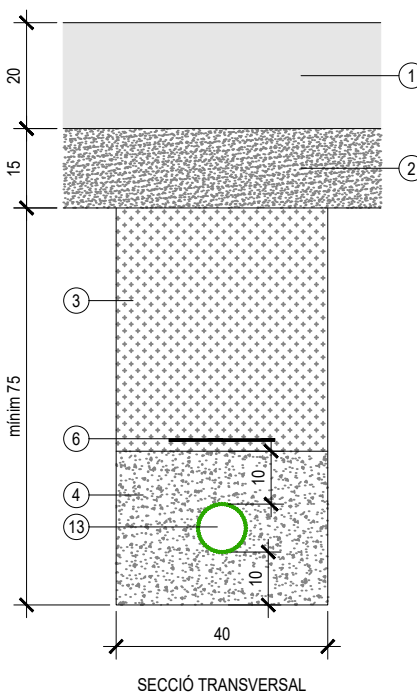


CANALIZACIÓ SOTERRADA LÍNIA ELÈCTRICA
(cotes en cm)

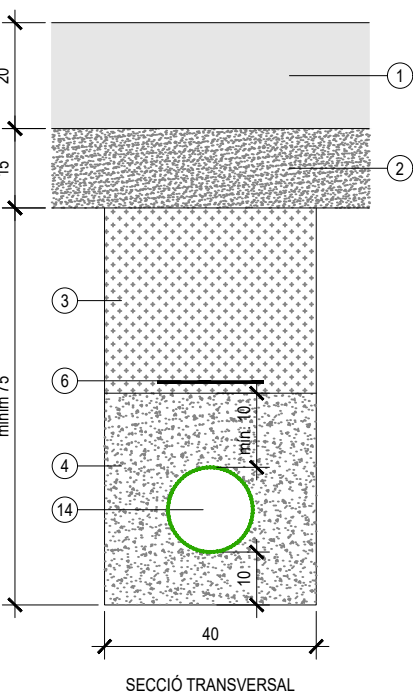

CANALIZACIÓ SOTERRADA LÍNIA ELÈCTRICA
(cotes en cm)

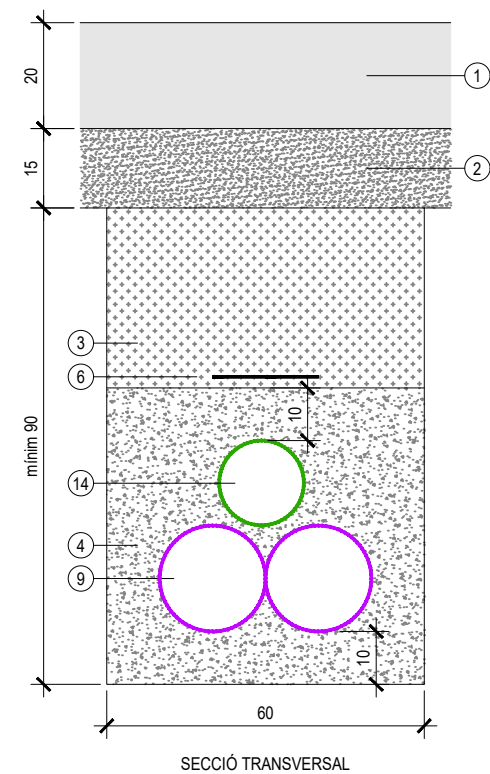


CANALIZACIÓ SOTERRADA LÍNIA ELÈCTRICA
(cotes en cm)

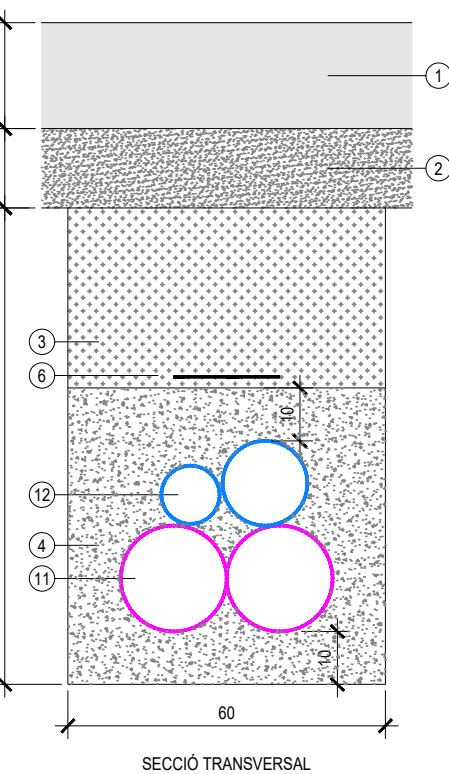


- ① Paviment de formigó
- ② Subbase de graves reciclades de formigó de 15 cm de gruix d'àrids no superiors a 20 mm
- ③ Reomplert de rasa, amb tongades de 25 cm, amb terres seleccionades de la pròpia obra amb grau de compactació no inferior al 95 % del PM
- ④ Prisma de formigó HM-20/P/20/I de 35 cm d'altura,
- ⑤ Tub de MT de PVC corrugat de doble capa Ø200 mm
- ⑥ Cinta senyalització situada entre 10 cm del nivell del terra i 25 cm per sobre dels tubs de PE
- ⑦ Tub de BT de PE corrugat de doble capa 400 V de Ø90 mm

- ⑧ Tub de BT de PE corrugat de doble capa 400 V de Ø160 mm (AL240)
- ⑨ Tub de BT de PE corrugat Ø200 mm, previsió Mitja Tensió
- ⑩ Tub de BT de PE corrugat de doble capa 230 V de Ø160 mm (AL240)
- ⑪ Tub de MT de PVC corrugat de doble capa 200 mm, existent
- ⑫ Tubs de BT de PE corrugat de doble capa Ø110 + Ø160 mm (4 x 240 mm²), existent
- ⑬ Tub de BT de PE corrugat de doble capa 230 V de Ø90 mm
- ⑭ Tub de BT de PE corrugat de doble capa 230 V de Ø160 mm (AL240)


CANALITZACIÓ ELÈCTRICA ENTERRADA (VIAL)
(cotes en cm)

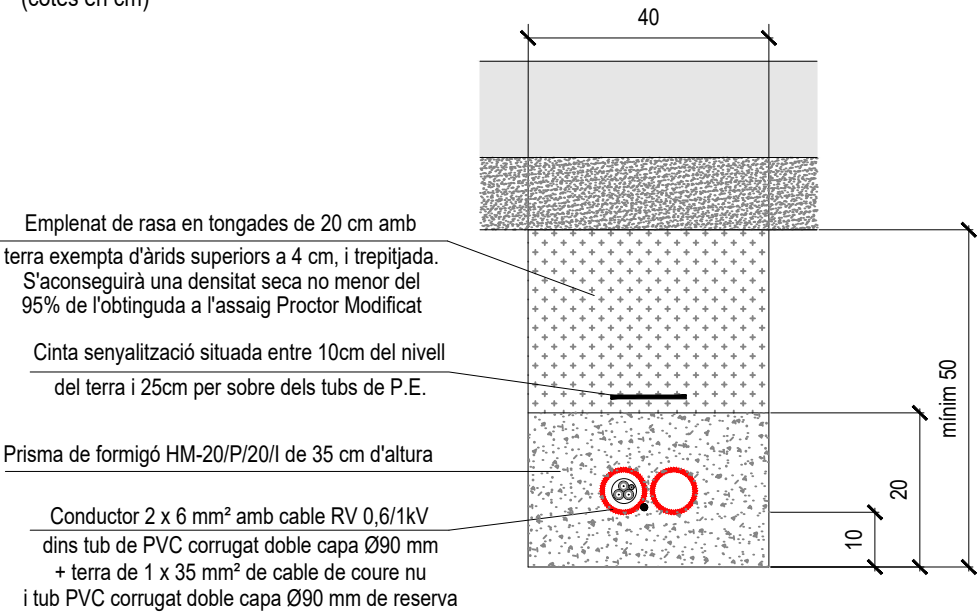



TAPA ARQUETA (cotes en mm)

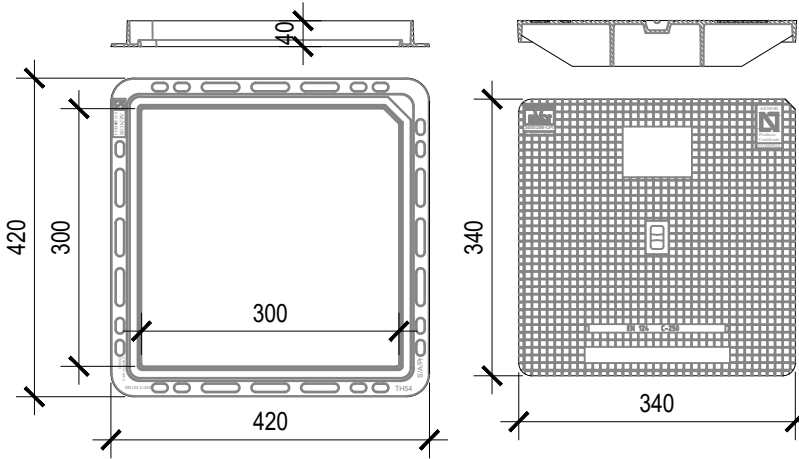

Realitzades de fosa dúctil.
Compleixen amb les prescripcions de la norma EN-124.
Classe C-250.
Revestida amb pintura negra.
Superfície metàl·lica antilliscant.
Forat per facilitar l'obertura.
Marc hidràulic.
Encaix en un dels extrems perquè la tapa sigui col·locada sempre en la mateixa posició.
Llengueta que rodeja tot el marc per una millor instal·lació a l'obra.

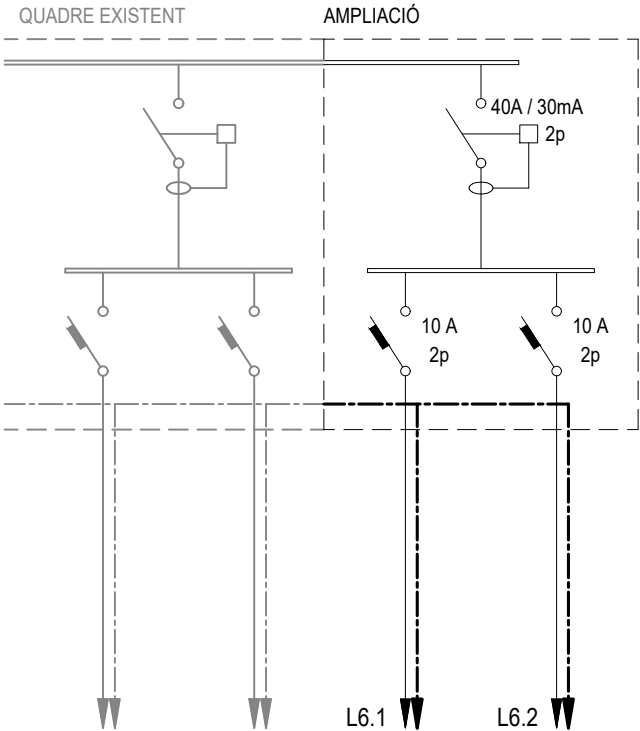






	Encesa focus Santa Maria	Encesa llums Placeta (5x30 W)
Potència instal·lada (W)	300 W	150 W
Potència de càlcul (W)	540 W	150 W
Distància màxima (m)	32,0 m	68,0 m
Intensitat de línia (A)	2,60 A	0,62 A
Secció conductors (mm²)	6 mm²	6 mm²

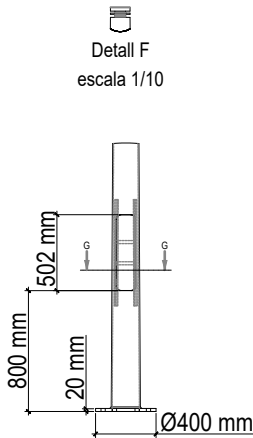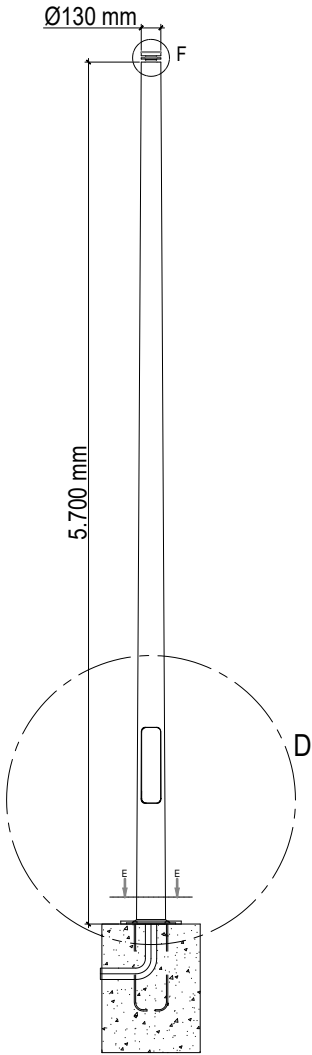

DETALL D
escala 1/20


DETALL PERICÓ DE REGISTRE DE FORMIGÓ PREFABRICAT

(cotes en cm)

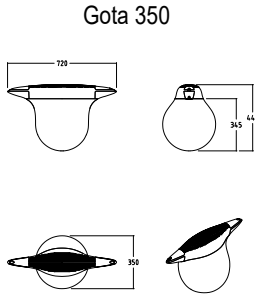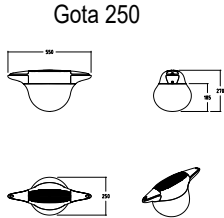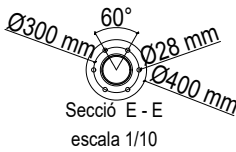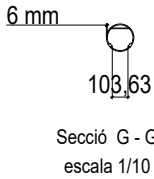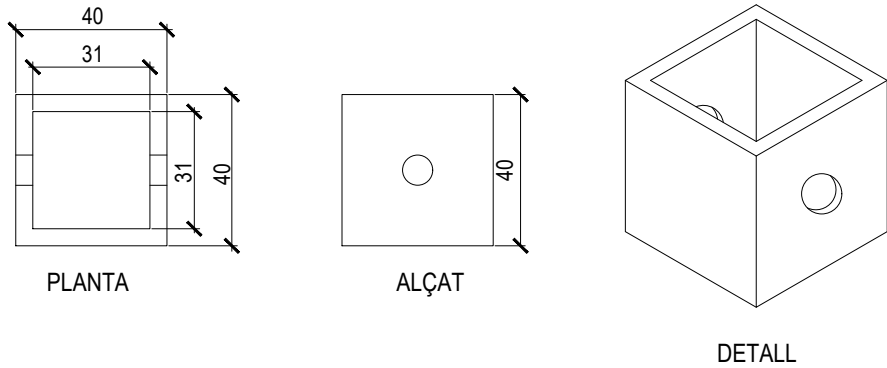


ARQUETA PREFABRICADA TIPUS M (MF-II)

(cotes en cm)

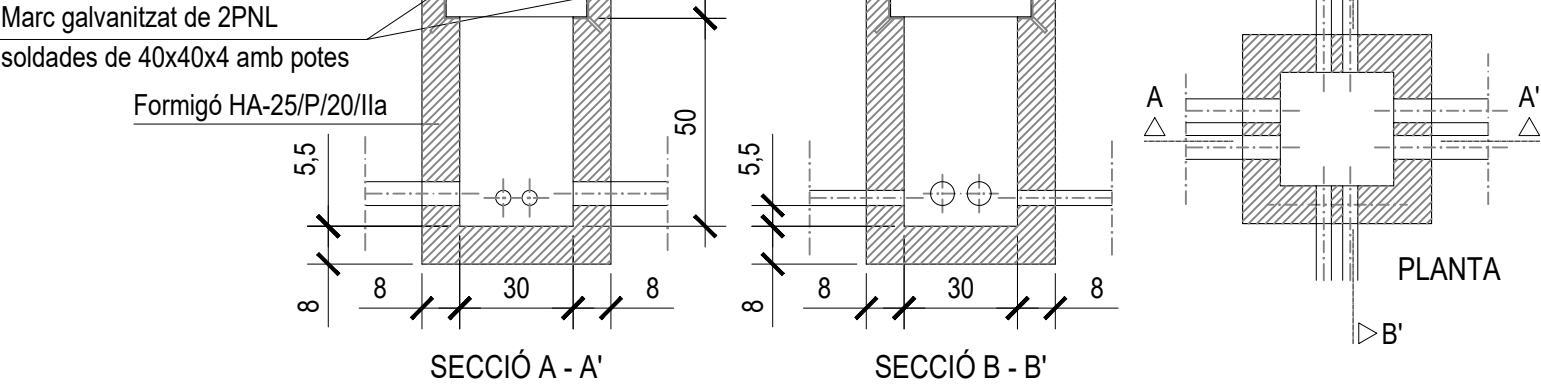


ARQUETA PREFABRICADA TIPUS DM

escala 1/50
(cotes en cm)

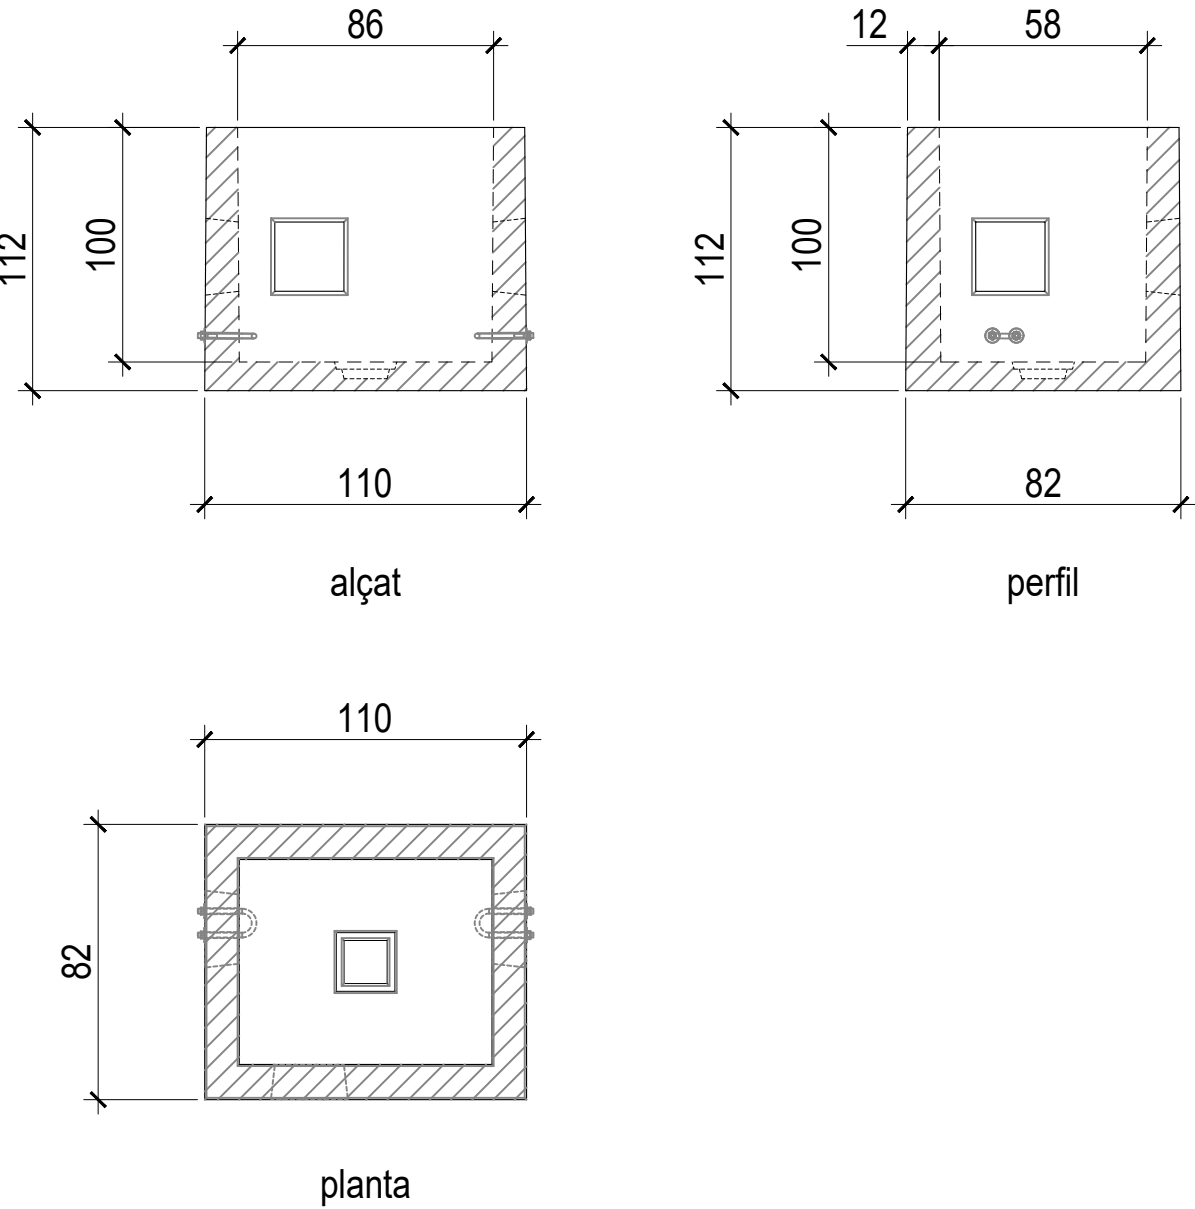

TAPA ARQUETA TIPUS M (MF-II)

(cotes en cm)

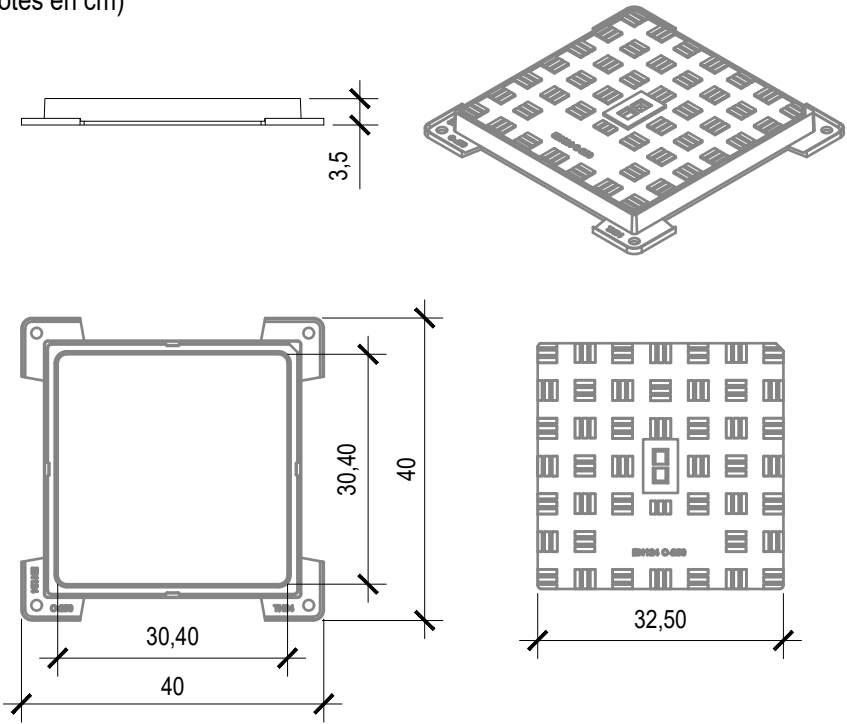

Realitzades de fosa dúctil. Compleixen amb les prescripcions de la norma EN-124.

Classe C-250.

Revestides amb pintura negra.

Superfície metàl·lica antilliscant.

Entalladura per facilitar la seva obertura.


Marc hidràulic.

Encaix en un dels extrems perquè la tapa es situï sempre en la mateixa posició.




Llengüeta que envolta tot el marc per a una millor instal·lació a l'obra.

TAPA ARQUETA TIPUS DM



escala 1/25

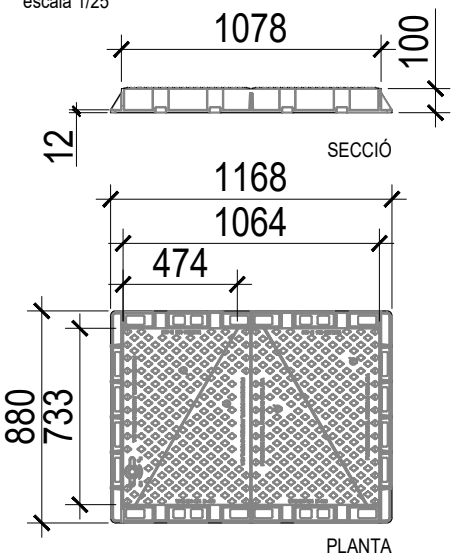

Realitzades de fosa dúctil. Compleixen amb les prescripcions de la norma EN-124.
Classe C-250.
Revestida amb pintura negra.
Superfície metàl·lica antilliscant.
Formada per dos parells de dues tapes abatibles solapades, que s'obren separatament.
Ròtula d'articulació que permet una fàcil obertura i seguretat d'explotació. Bloqueig de la tapa a 90°, obertura màx. a 120°. En pendent la tapa no tanca.
Llengüeta que envolta tot el marc per a una millor instal·lació a l'obra.
Marcatges genèrics : F.O., T.C.

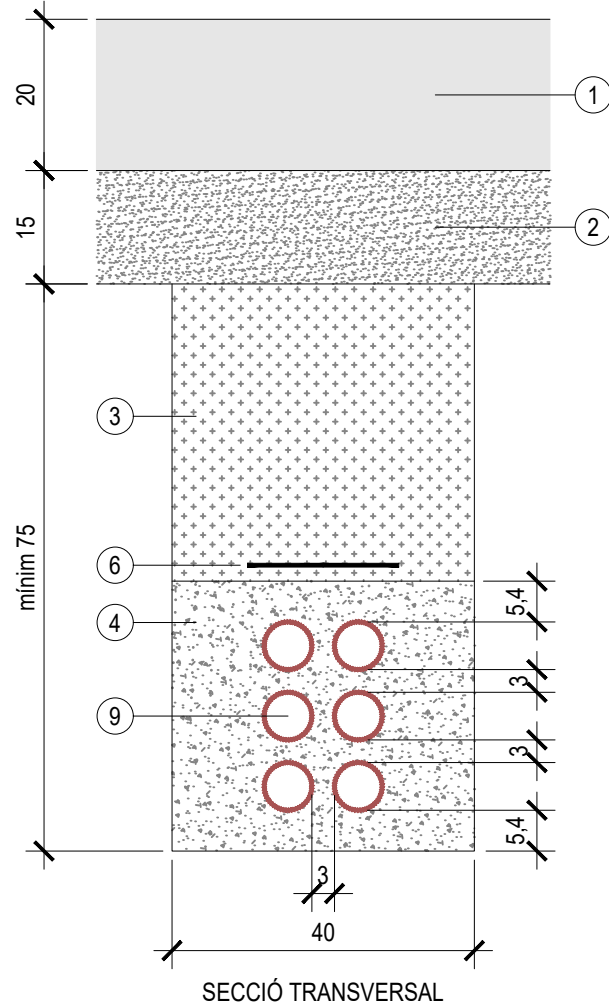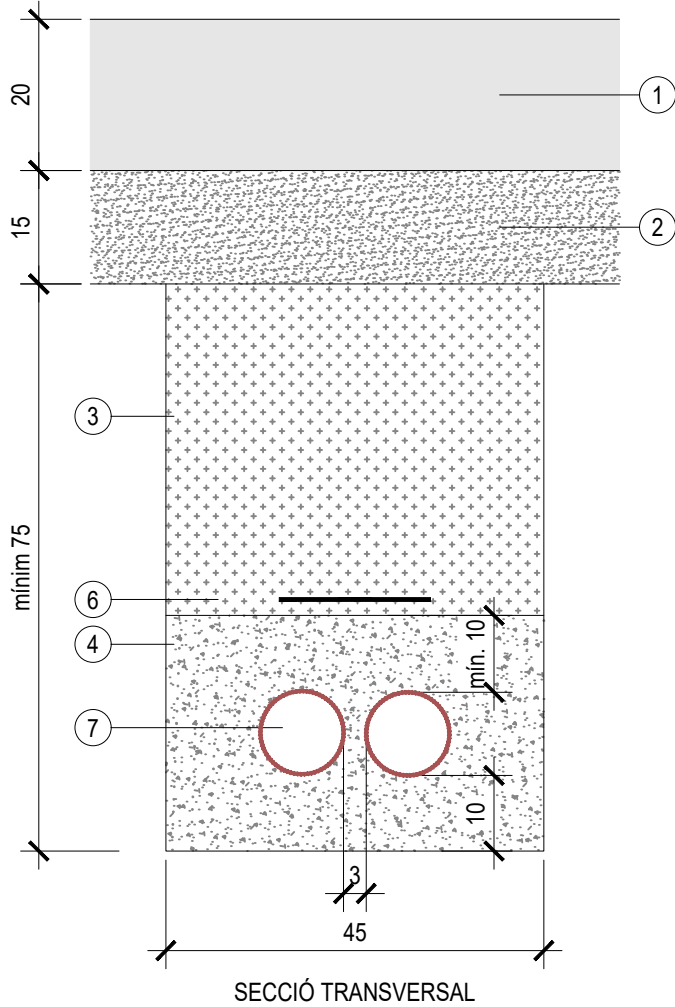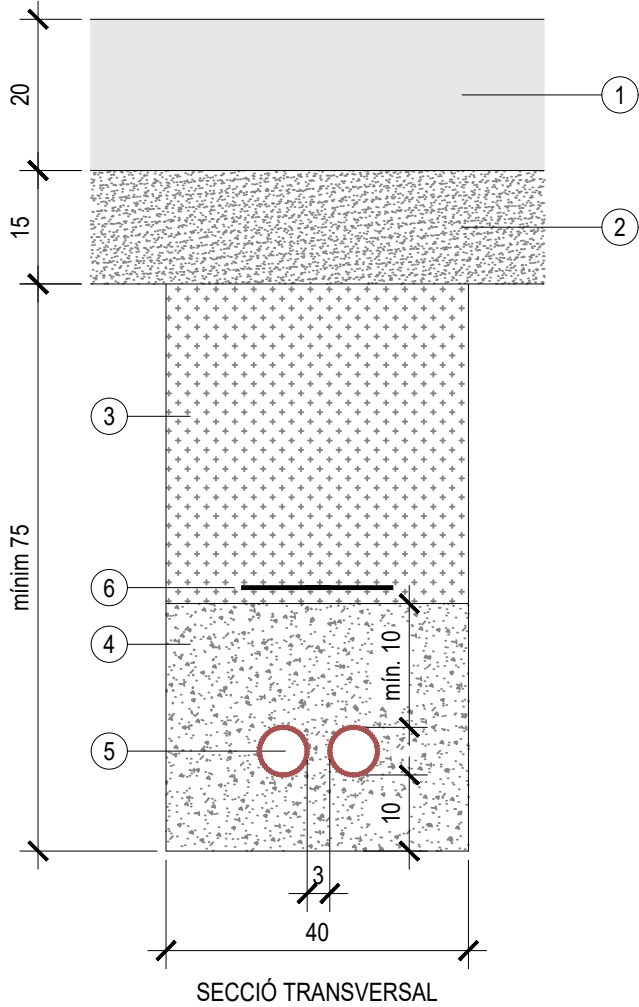


- ① Paviment de formigó
- ② Subbase de graves reciclades de formigó de 15 cm de gruix d'àrids no superiors a 20 mm
- ③ Reomplert de rasa, amb tongades de 25 cm, amb terres seleccionades de la pròpia obra amb grau de compactació no inferior al 95 % del PM
- ④ Prisma de formigó HM-20/P/20/I de 35 cm d'altura
- ⑤ Tubs de PVC de doble paret de 2 x Ø63 mm
- ⑥ Cinta senyalització situada entre 10 cm del nivell del terra i 25 cm per sobre dels tubs
- ⑦ Tubs de PVC de doble paret de 2 x Ø110 mm
- ⑧ Tubs de PVC de doble paret de 3 x Ø40 mm
- ⑨ Tubs de PVC de doble paret de 6 x Ø63 mm

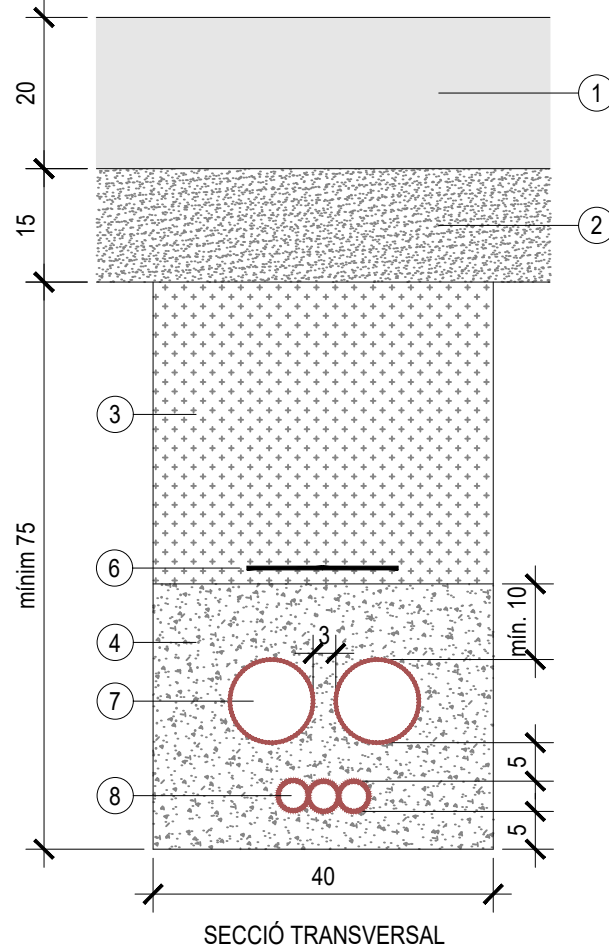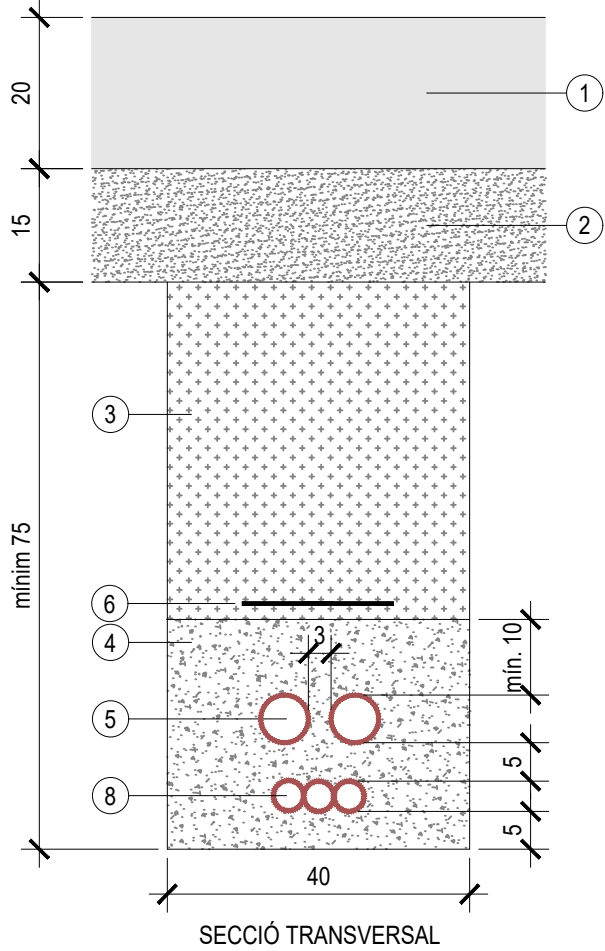

CANALIZACIÓ SOTERRADA


(cotes en cm)

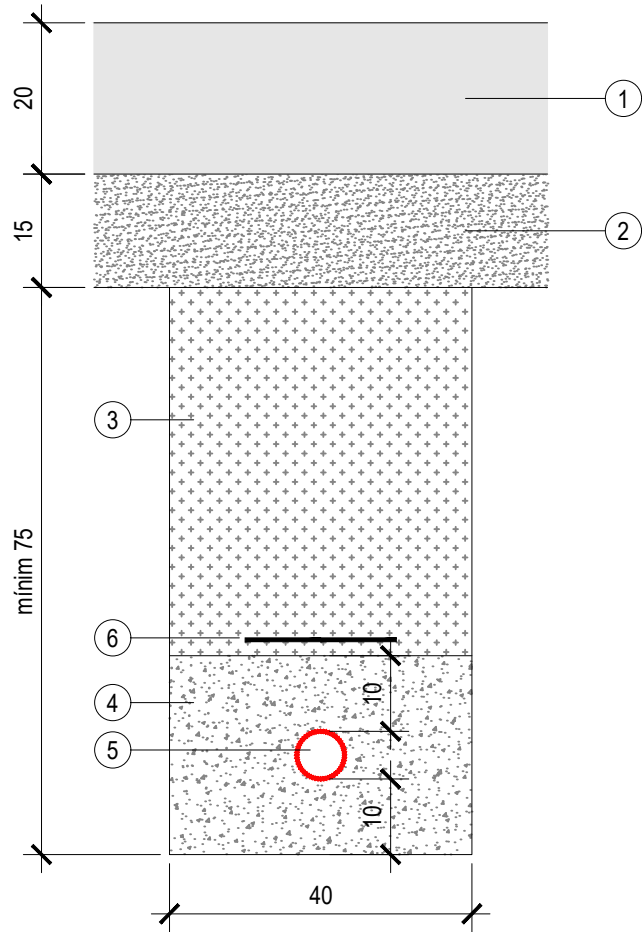

SECCIÓ TRANSVERSAL

- 1 Paviment de formigó
- 2 Subbase de graves reciclades de formigó de 15 cm de gruix d'àrids no superiors a 20 mm
- 3 Reomplert de rasa, amb tongades de 25 cm, amb terres seleccionades de la pròpia obra amb grau de compactació no inferior al 95 % del PM
- 4 Prisma de formigó HM-20/P/20/I de 35 cm d'altura
- 5 Canonada de PEMD SDR-11 (veure Ø en els plànols de planta)
- 6 Cinta senyalització situada entre 10 cm del nivell del terra i 25 cm per sobre dels tubs de PE


TAPA ARQUETA (cotes en mm)

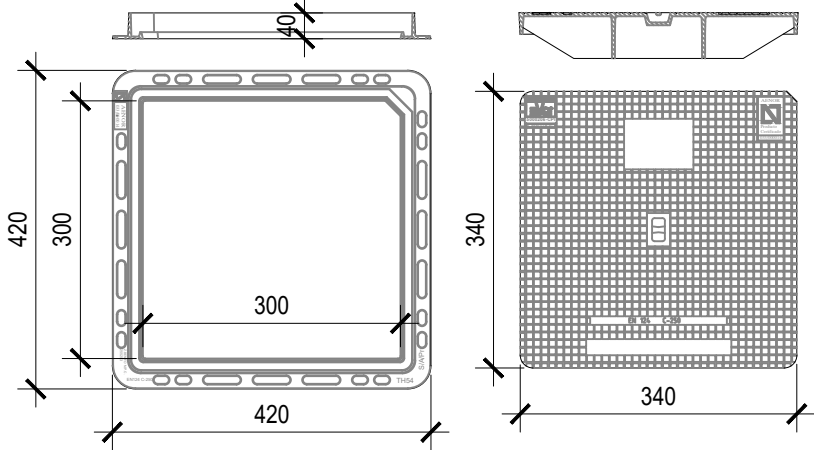

Realitzades de fosa dúctil.
Compleixen amb les prescripcions de la norma EN-124.
Classe C-250.
Revestida amb pintura negra.
Superfície metàl·lica antilliscant.
Forat per facilitar l'obertura.
Marc hidràulic.
Encaix en un dels extrems perquè la tapa sigui col·locada sempre en la mateixa posició.
Llengueta que rodeja tot el marc per una millor instal·lació a l'obra.


DETALL PERICÓ DE REGISTRE DE FORMIGÓ PREFABRICAT

(cotes en cm)

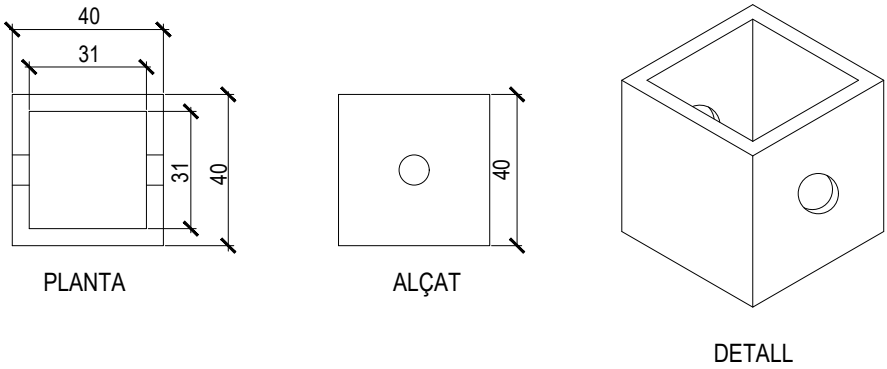


CANALIZACIÓ SOTERRADA

(cotes en cm)

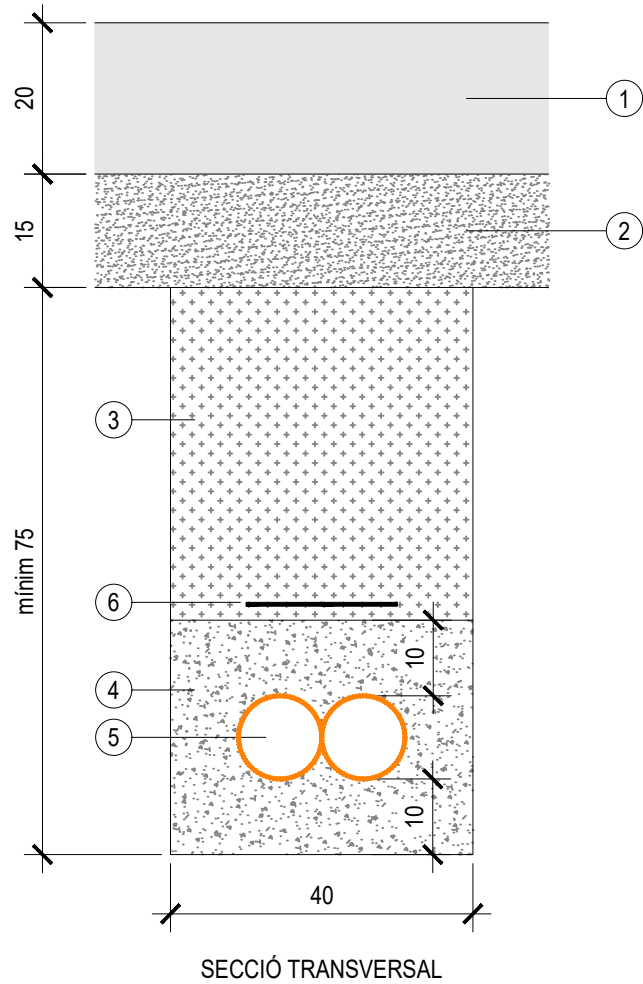

- 1 Paviment de formigó
- 2 Subbase de graves reciclades de formigó de 15 cm de gruix d'àrids no superiors a 20 mm
- 3 Reomplert de rasa, amb tongades de 25 cm, amb terres seleccionades de la pròpia obra amb grau de compactació no inferior al 95 % del PM
- 4 Prisma de formigó HM-20/P/20/I de 35 cm d'altura
- 5 Tub de PVC de doble paret de 2 x Ø110 mm
- 6 Cinta senyalització situada entre 10 cm del nivell del terra i 25 cm per sobre dels tubs de PE

TAPA ARQUETA (cotes en mm)

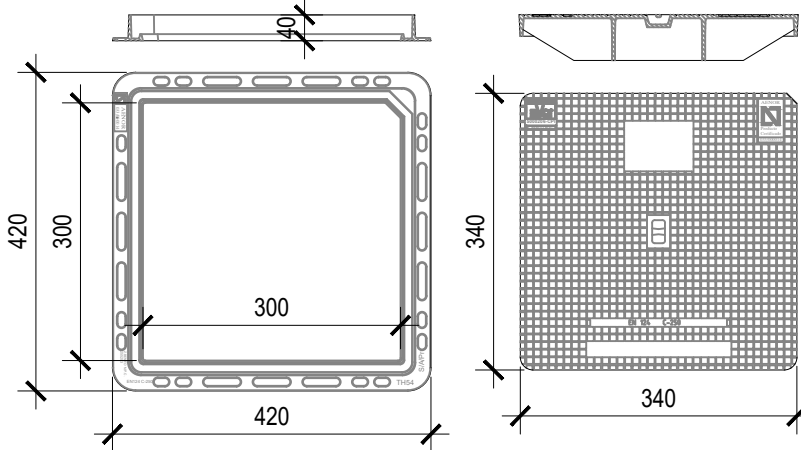

Realitzades de fosa dútil.
Compleixen amb les prescripcions de la norma EN-124.
Classe C-250.
Revestida amb pintura negra.
Superfície metàl·lica antilliscant.
Forat per facilitar l'obertura.
Marc hidràulic.
Encaix en un dels extrems perquè la tapa sigui col·locada sempre en la mateixa posició.
Llengueta que rodeja tot el marc per una millor instal·lació a l'obra.

DETALL PERICÓ DE REGISTRE DE FORMIGÓ PREFABRICAT

(cotes en cm)

