



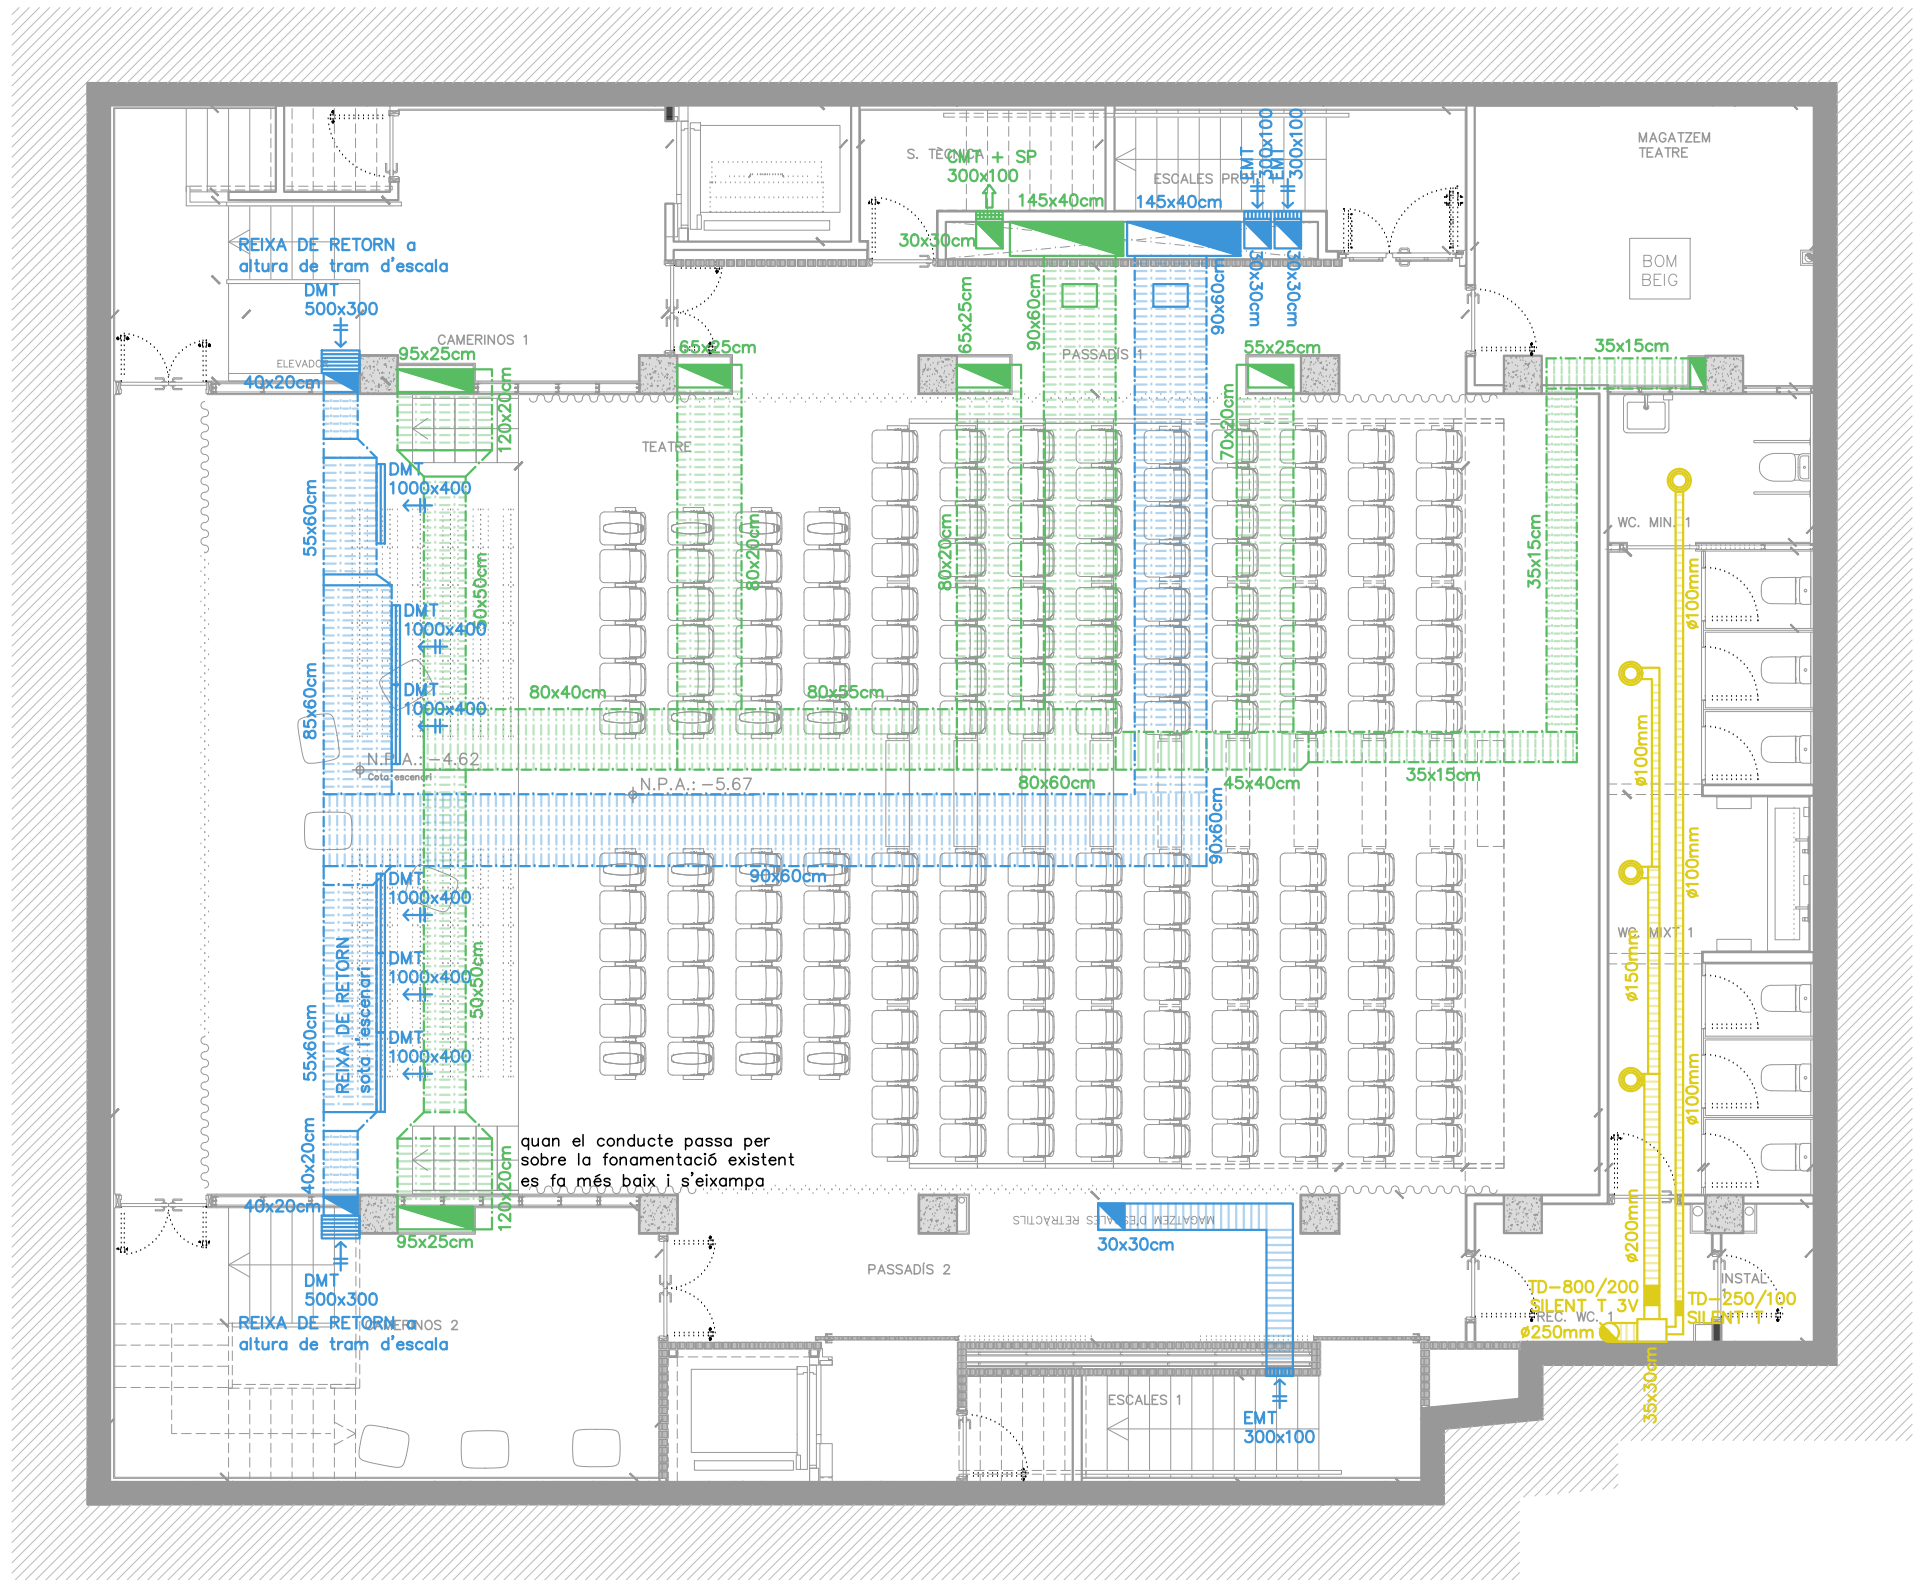


PLANTA SOTERRANI -2


SIMBOLOGIA CLIMATITZACIÓ I VENTILACIÓ ARTIFICIAL	
Les dimensions de conducte indicades són dimensions interiors (base x altura)	
	IMPULSIÓ
	RETORN
	EXTRACCIÓ
	DMT
	EMT
	CMT
Orientació de les aletes de les reixes d'imp. i ret.	
	Conducte rectangular de llana minera de vidre (MW), de 25mm, amb recobriments exterior d'alumini, paper kraft, malla de reforç i vel de vidre i recobriments interior de teixit de vidre negre
	Conducte rectangular de llana minera de vidre (MW), de 25mm, amb recobriments exterior d'alumini, paper kraft, malla de reforç i vel de vidre i recobriments interior de teixit de vidre negre soterrat per solera
	Conducte rectangular de llana minera de vidre (MW), de 25mm, amb recobriments exterior d'alumini, paper kraft, malla de reforç i vel de vidre i recobriments interior de teixit de vidre negre, recobert exteriorment per manta de llana mineral (MW) de 60mm de gruix
	Tapa de registre de xapa d'acer galvanitzat amb sistema d'autoblocatge
	Comoprtatallafocs de conducte d'aire de planxa d'acer galvanitzat i material refractari. Resistència EI120
	Recuperador de calor
	Unitat interior Multi V de climatització col·locada al fals sostre amb comporta d'admissió
	Unitat interior Multi V de paret per climatització, Art Cool Estàndar model ARNU09GSJC4
	Tub de coure recuit, preaïllat i revestit, per a instal·lacions frigorífiques
	Junta de derivació
	EXTRACCIÓ: conducte circular termoplàstic (PVC) ignífug autoextingible
	Ventilador en línia helicocentrífug ultrasilenciós per a conducte circular muntat amb una comporta antiretorn
	Boca d'extracció circular de PVC Ø125mm

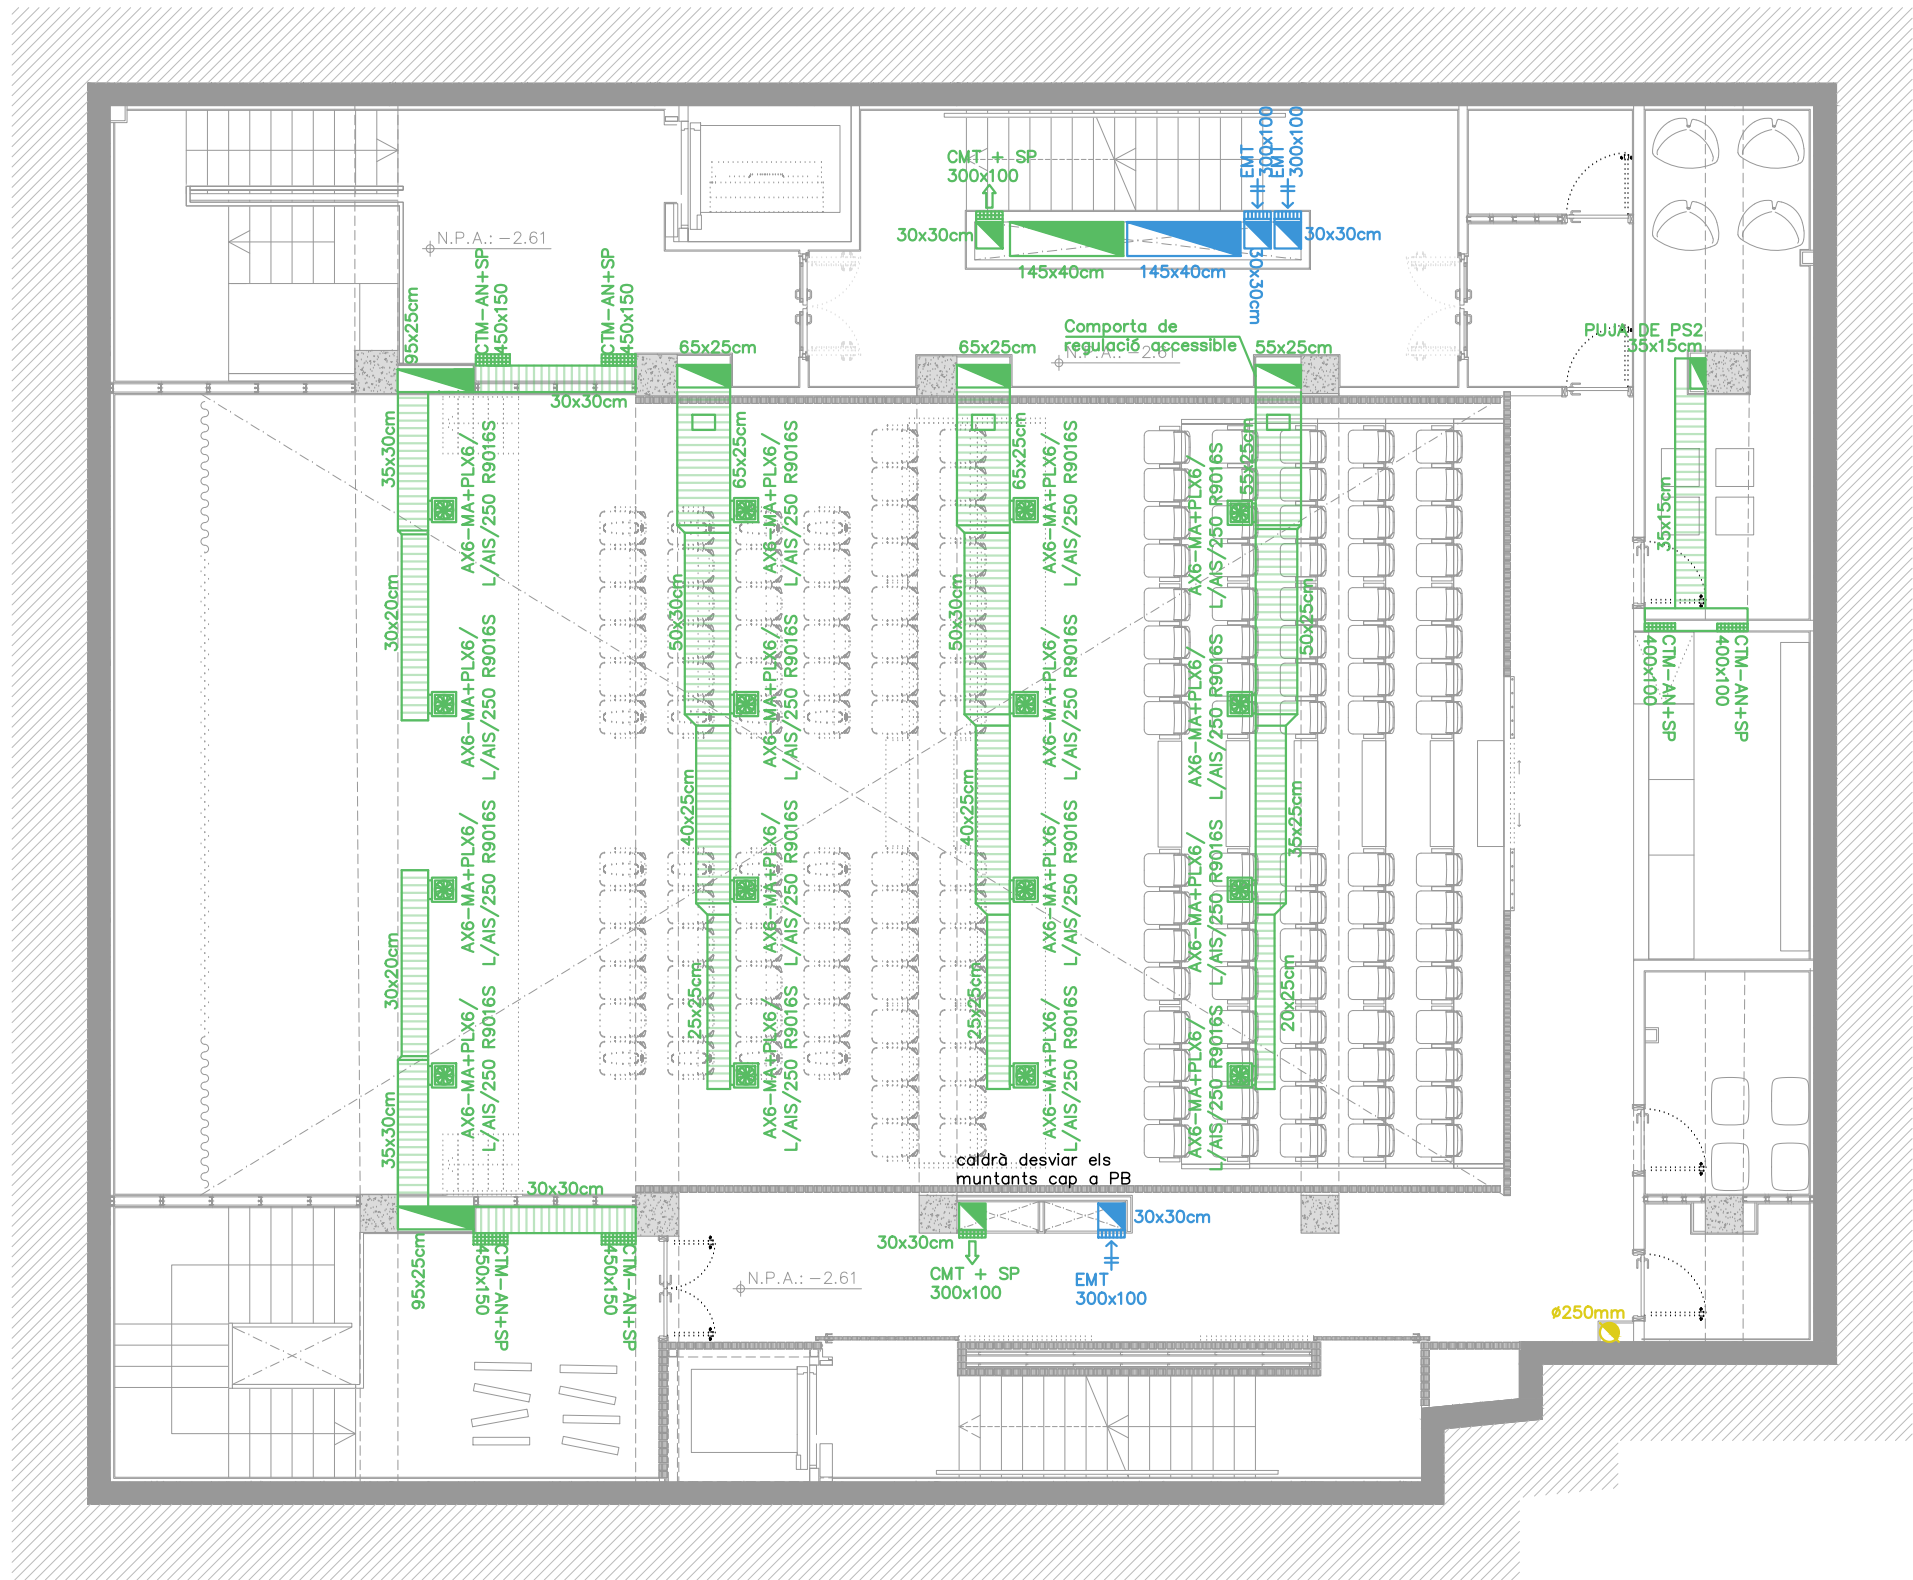


SIMBOLOGIA CLIMATITZACIÓ I VENTILACIÓ ARTIFICIAL	
Les dimensions de conducte indicades són dimensions interiors (base x altura)	
	IMPULSIÓ
	RETORN
	EXTRACCIÓ
	DMT
	EMT
	CMT
Orientació de les aletes de les reixes d'imp. i ret.	
	Conducte rectangular de llana minera de vidre (MW), de 25mm, amb recobriments exterior d'alumini, paper kraft, malla de reforç i vel de vidre i recobriments interior de teixit de vidre negre
	Conducte rectangular de llana minera de vidre (MW), de 25mm, amb recobriments exterior d'alumini, paper kraft, malla de reforç i vel de vidre i recobriments interior de teixit de vidre negre soterrat per solera
	Conducte rectangular de llana minera de vidre (MW), de 25mm, amb recobriments exterior d'alumini, paper kraft, malla de reforç i vel de vidre i recobriments interior de teixit de vidre negre, recobert exteriorment per manta de llana mineral (MW) de 60mm de gruix
	Tapa de registre de xapa d'acer galvanitzat amb sistema d'autoblocatge
	Comoprtatallafocs de conducte d'aire de planxa d'acer galvanitzat i material refractari. Resistència EI120
	Recuperador de calor
	Unitat interior Multi V de climatització col·locada al fals sostre amb comporta d'admissió
	Unitat interior Multi V de paret per climatització, Art Cool Estàndar model ARNU09GSJC4
	Tub de coure recuit, preaïllat i revestit, per a instal·lacions frigorífiques
	Junta de derivació
	EXTRACCIÓ: conducte circular termoplàstic (PVC) ignífug autoextingible
	Ventilador en línia helicocentrífug ultrasilenciós per a conducte circular muntat amb una comporta antiretorn
	Boca d'extracció circular de PVC Ø125mm

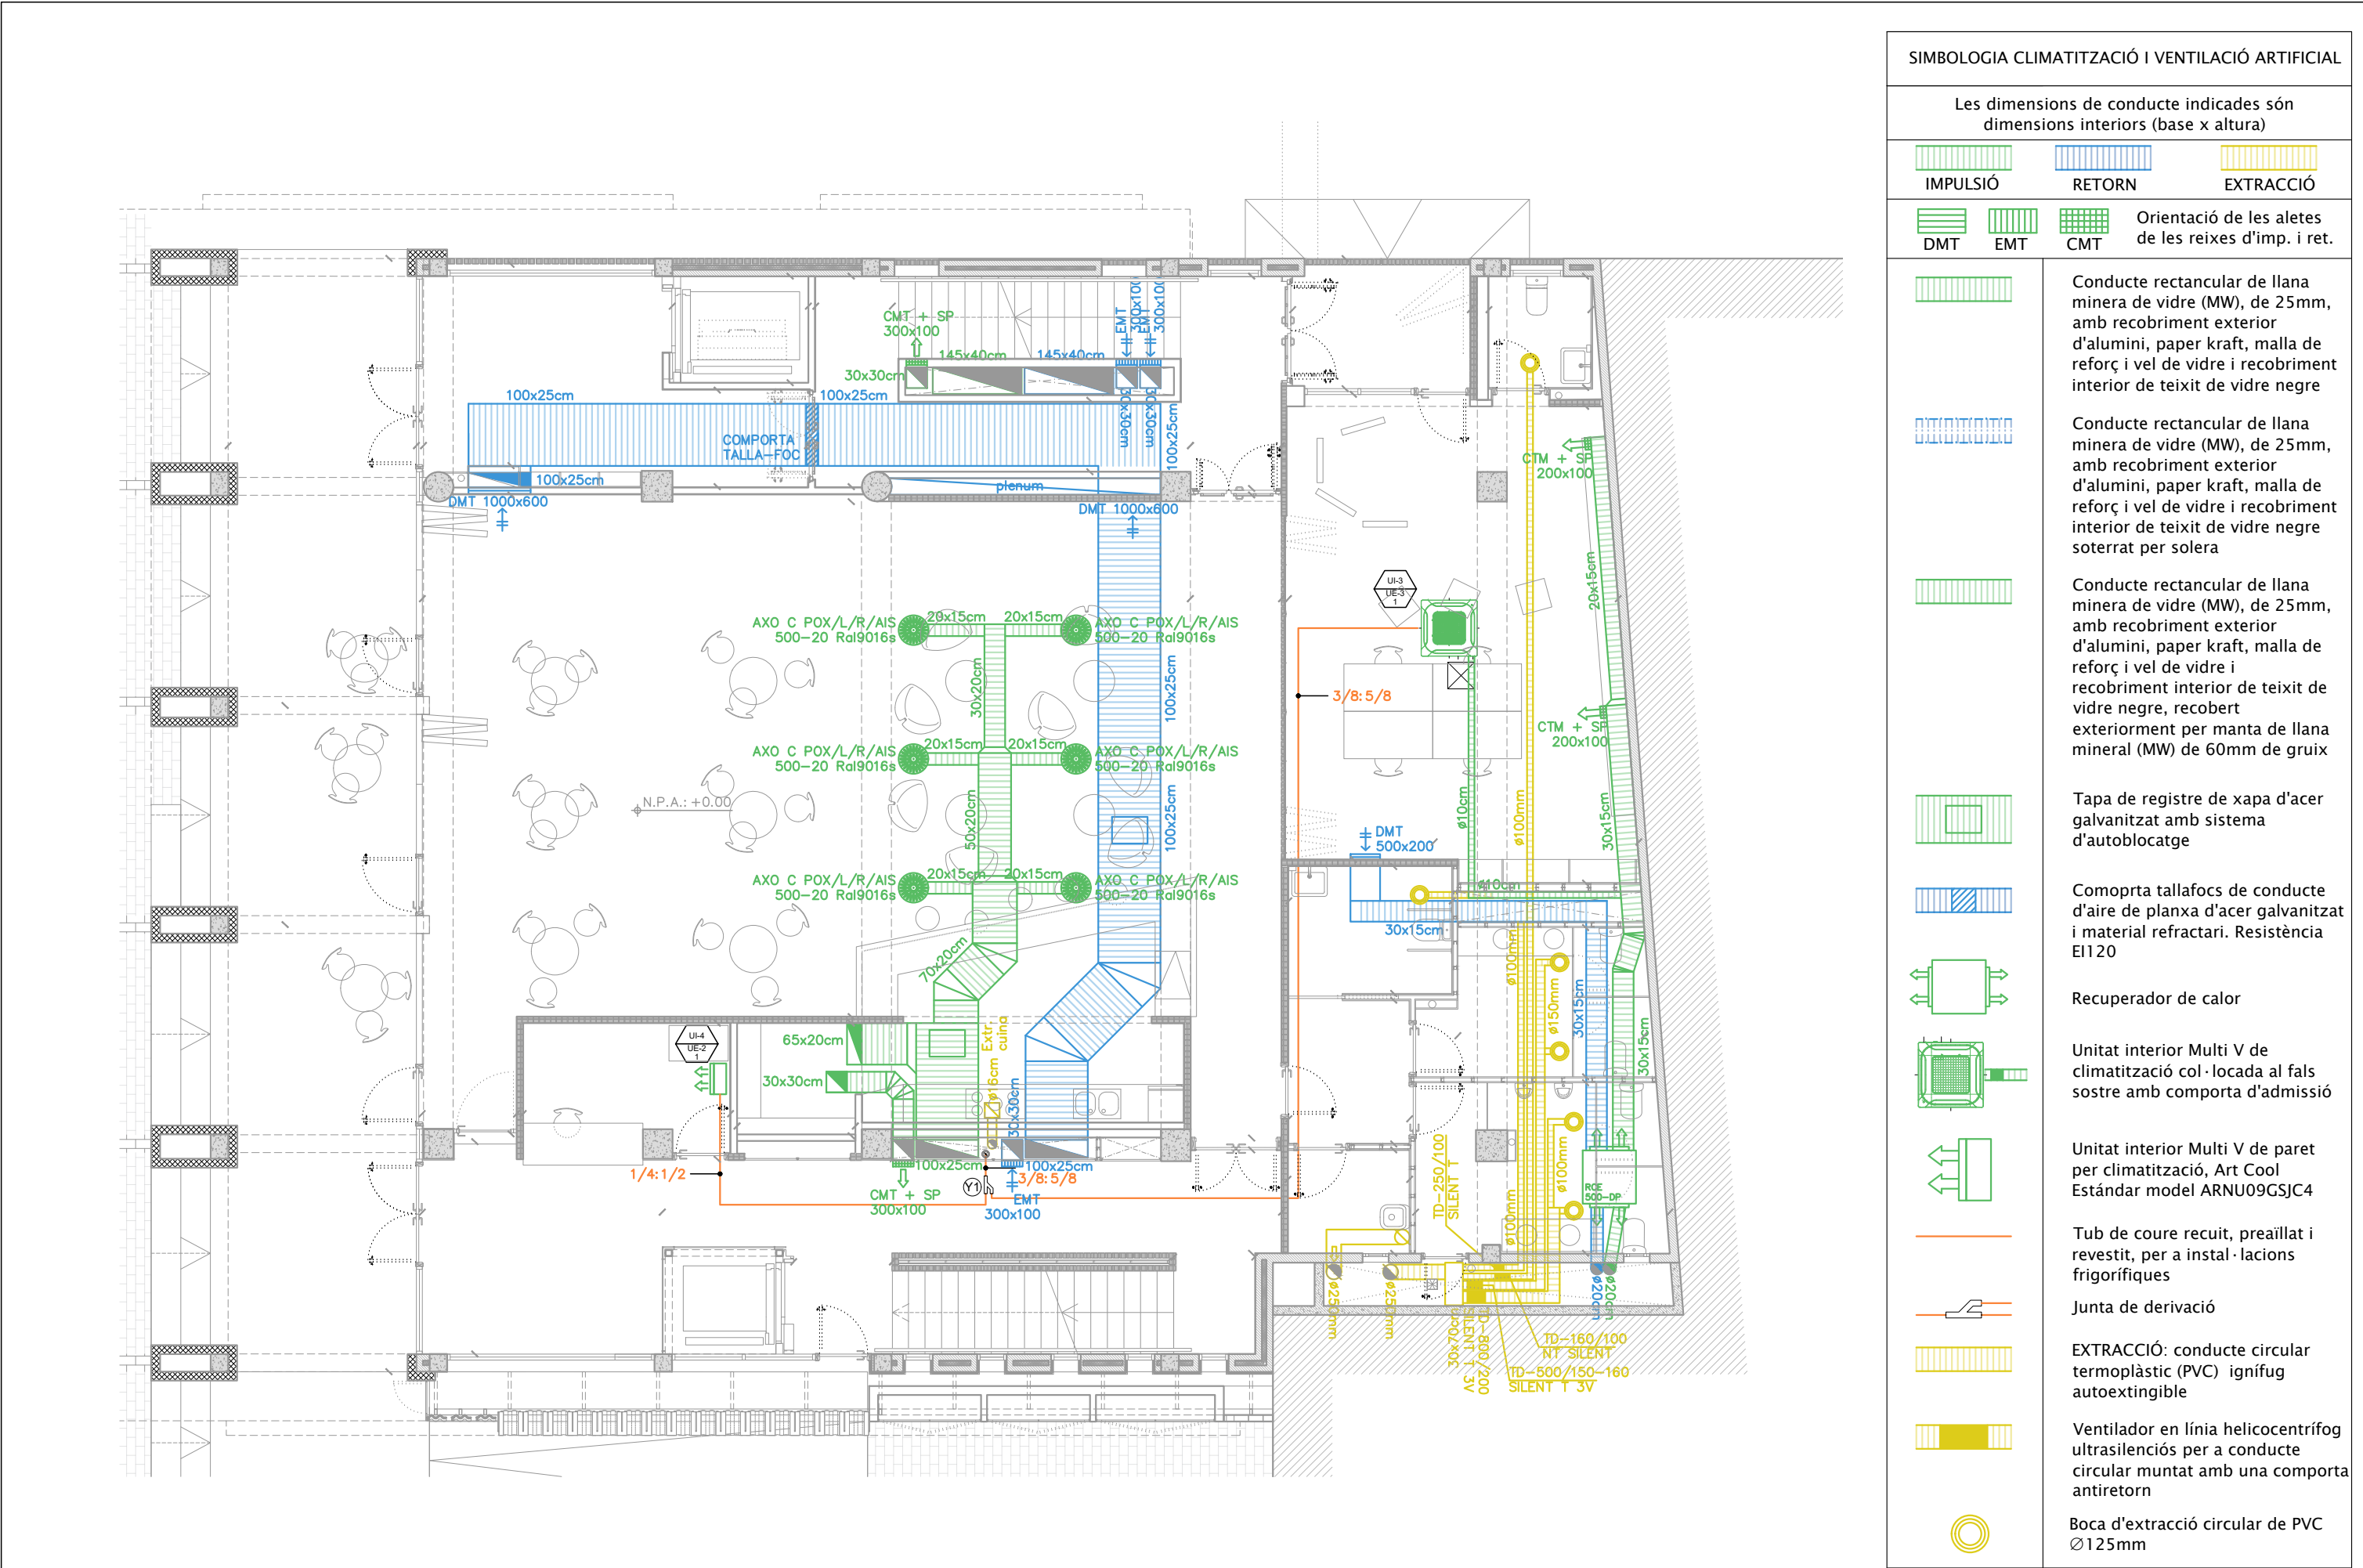


SIMBOLOGIA CLIMATITZACIÓ I VENTILACIÓ ARTIFICIAL	
Les dimensions de conducte indicades són dimensions interiors (base x altura)	
	IMPULSIÓ
	RETORN
	EXTRACCIÓ
	DMT
	EMT
	CMT
Orientació de les aletes de les reixes d'imp. i ret.	
	Conducte rectangular de llana minera de vidre (MW), de 25mm, amb recobriments exterior d'alumini, paper kraft, malla de reforç i vel de vidre i recobriments interior de teixit de vidre negre
	Conducte rectangular de llana minera de vidre (MW), de 25mm, amb recobriments exterior d'alumini, paper kraft, malla de reforç i vel de vidre i recobriments interior de teixit de vidre negre soterrat per solera
	Conducte rectangular de llana minera de vidre (MW), de 25mm, amb recobriments exterior d'alumini, paper kraft, malla de reforç i vel de vidre i recobriments interior de teixit de vidre negre, recobert exteriorment per manta de llana mineral (MW) de 60mm de gruix
	Tapa de registre de xapa d'acer galvanitzat amb sistema d'autoblocatge
	Comoprtatallafocs de conducte d'aire de planxa d'acer galvanitzat i material refractari. Resistència EI120
	Recuperador de calor
	Unitat interior Multi V de climatització col·locada al fals sostre amb comporta d'admissió
	Unitat interior Multi V de paret per climatització, Art Cool Estàndar model ARNU09GSJC4
	Tub de coure recuit, preaïllat i revestit, per a instal·lacions frigorífiques
	Junta de derivació
	EXTRACCIÓ: conducte circular termoplàstic (PVC) ignífug autoextingible
	Ventilador en línia helicocentrífug ultrasilenciós per a conducte circular muntat amb una comporta antiretorn
	Boca d'extracció circular de PVC Ø125mm


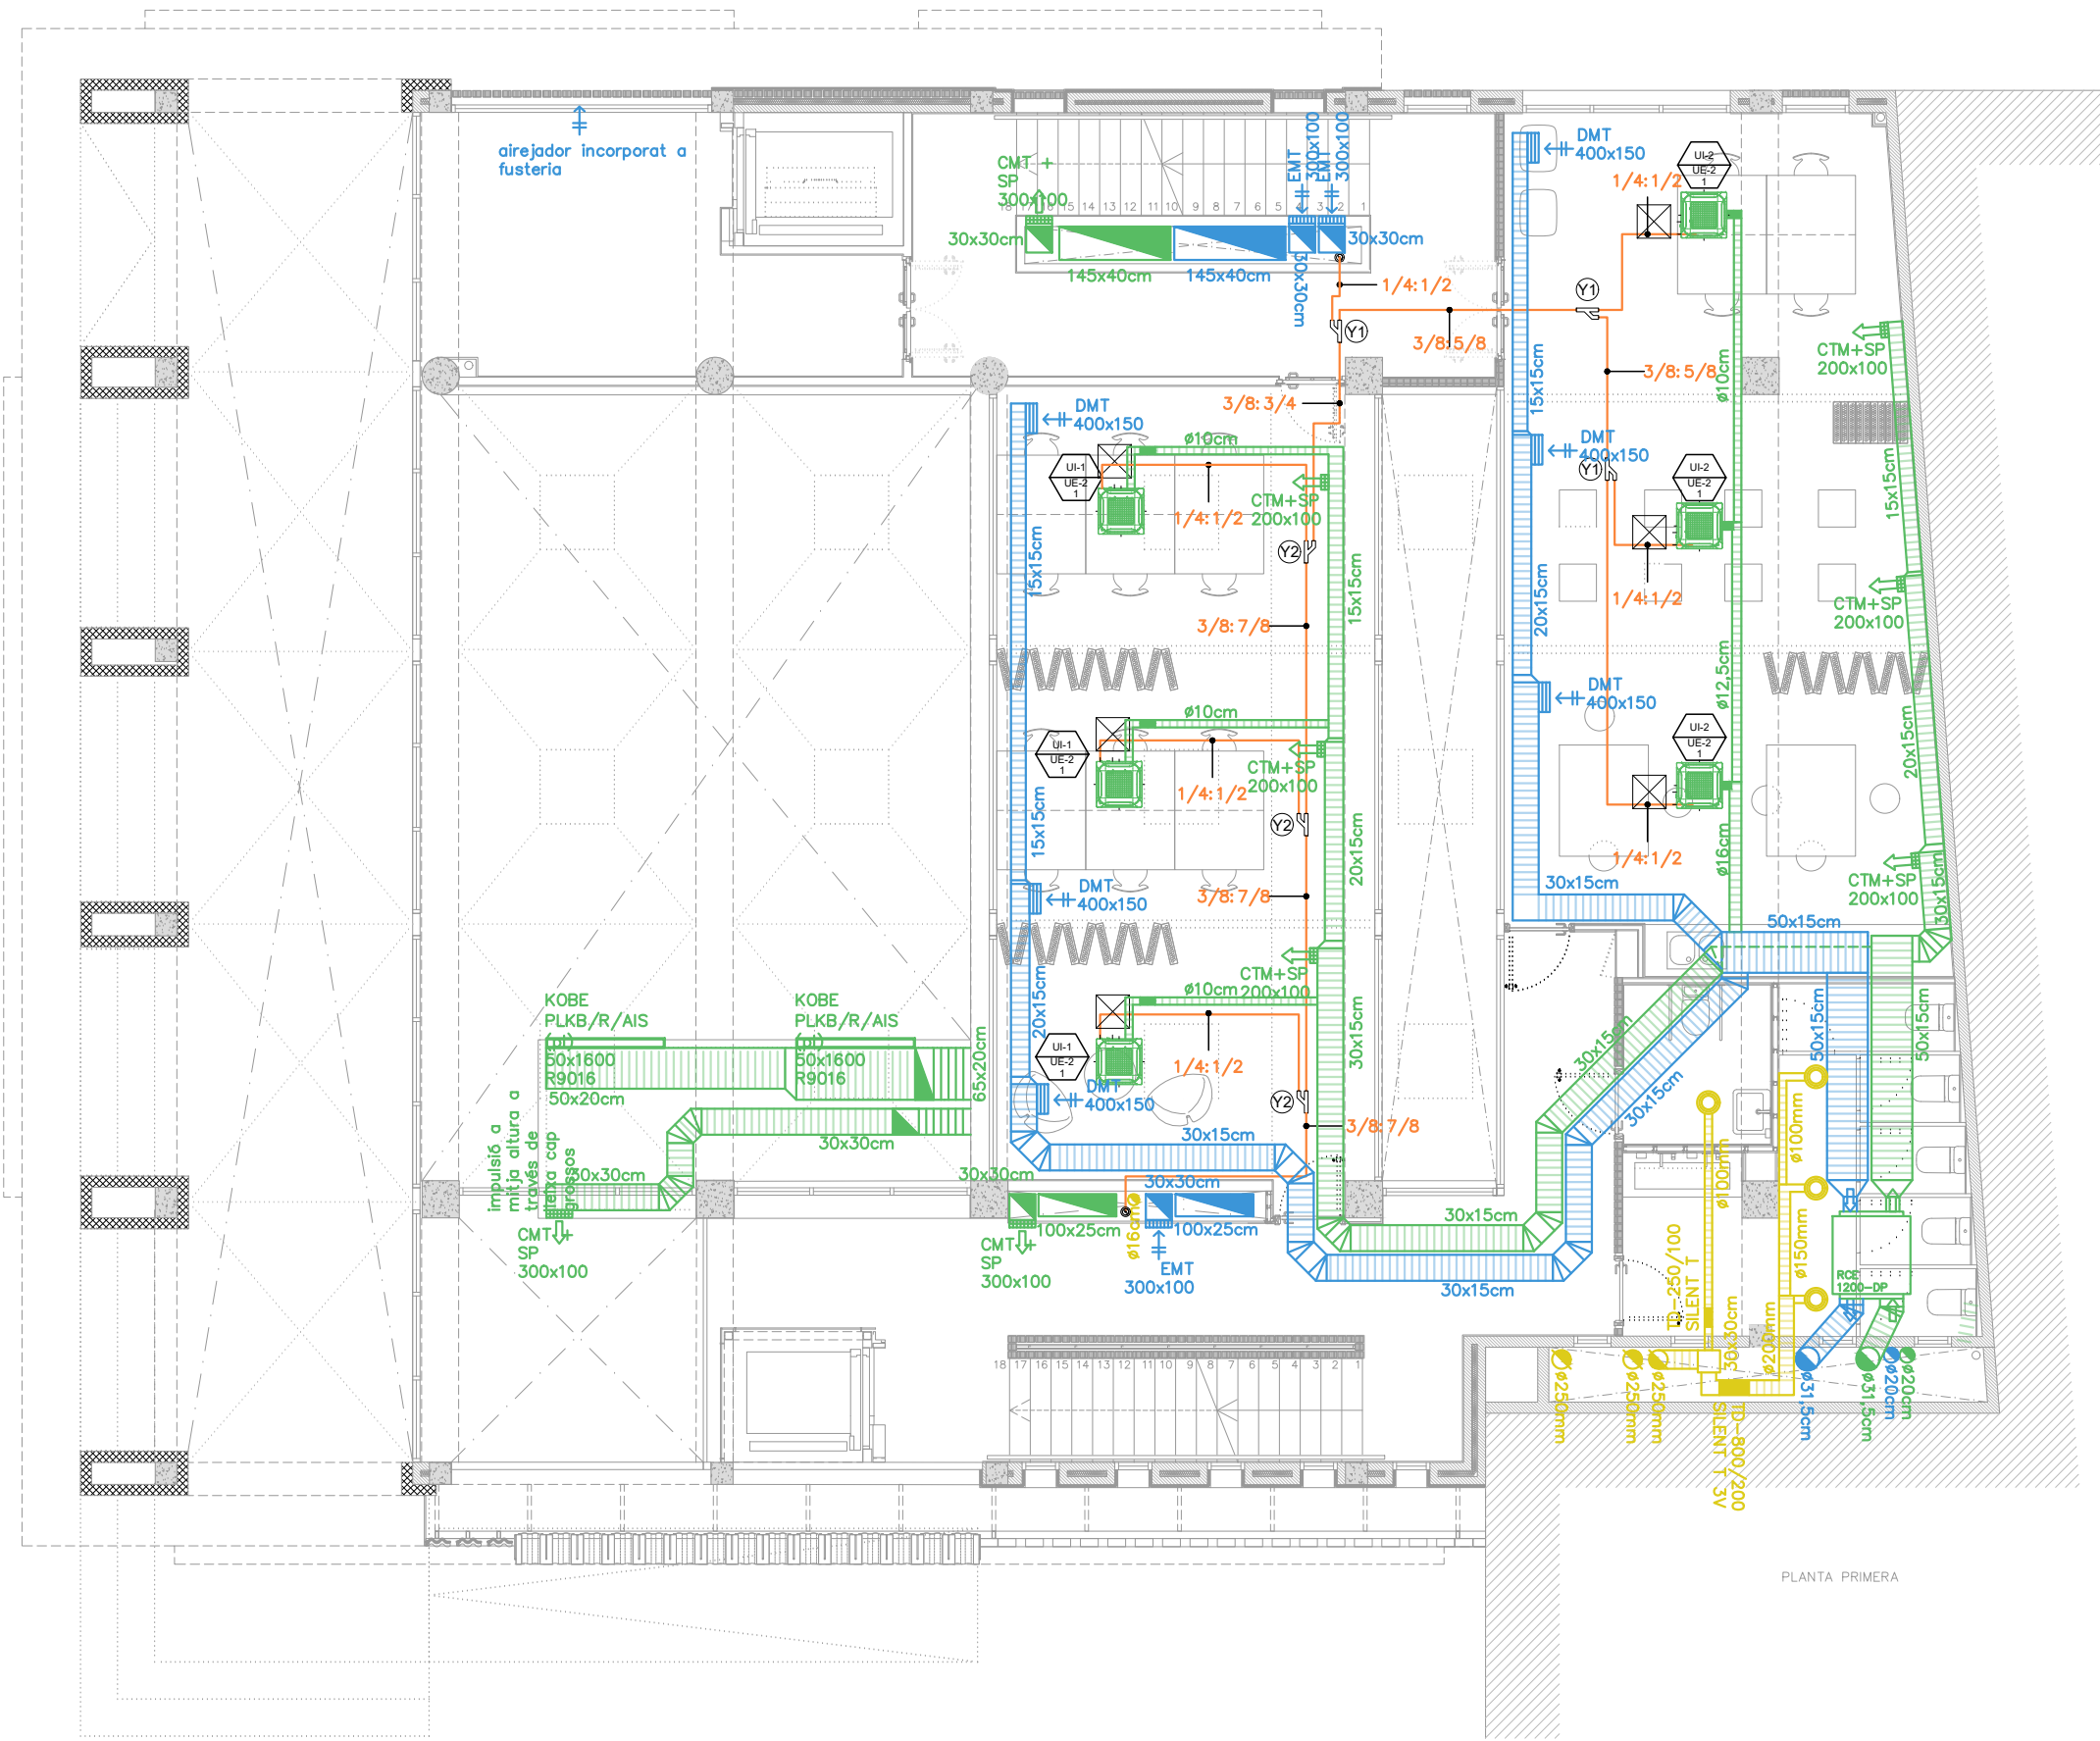



SIMBOLOGIA CLIMATITZACIÓ I VENTILACIÓ ARTIFICIAL	
Les dimensions de conducte indicades són dimensions interiors (base x altura)	
	IMPULSIÓ
	RETORN
	EXTRACCIÓ
	DMT
	EMT
	CMT
Orientació de les aletes de les reixes d'imp. i ret.	
	Conducte rectangular de llana minera de vidre (MW), de 25mm, amb recobriments exterior d'alumini, paper kraft, malla de reforç i vel de vidre i recobriments interior de teixit de vidre negre
	Conducte rectangular de llana minera de vidre (MW), de 25mm, amb recobriments exterior d'alumini, paper kraft, malla de reforç i vel de vidre i recobriments interior de teixit de vidre negre soterrat per solera
	Conducte rectangular de llana minera de vidre (MW), de 25mm, amb recobriments exterior d'alumini, paper kraft, malla de reforç i vel de vidre i recobriments interior de teixit de vidre negre, recobert exteriorment per manta de llana mineral (MW) de 60mm de gruix
	Tapa de registre de xapa d'acer galvanitzat amb sistema d'autoblocatge
	Comoprtatallafocs de conducte d'aire de planxa d'acer galvanitzat i material refractari. Resistència EI120
	Recuperador de calor
	Unitat interior Multi V de climatització col·locada al fals sostre amb comporta d'admissió
	Unitat interior Multi V de paret per climatització, Art Cool Estàndar model ARNU09GSJC4
	Tub de coure recuit, preaïllat i revestit, per a instal·lacions frigorífiques
	Junta de derivació
	EXTRACCIÓ: conducte circular termoplàstic (PVC) ignífug autoextingible
	Ventilador en línia helicocentrífug ultrasilenciós per a conducte circular muntat amb una comporta antiretorn
	Boca d'extracció circular de PVC Ø125mm

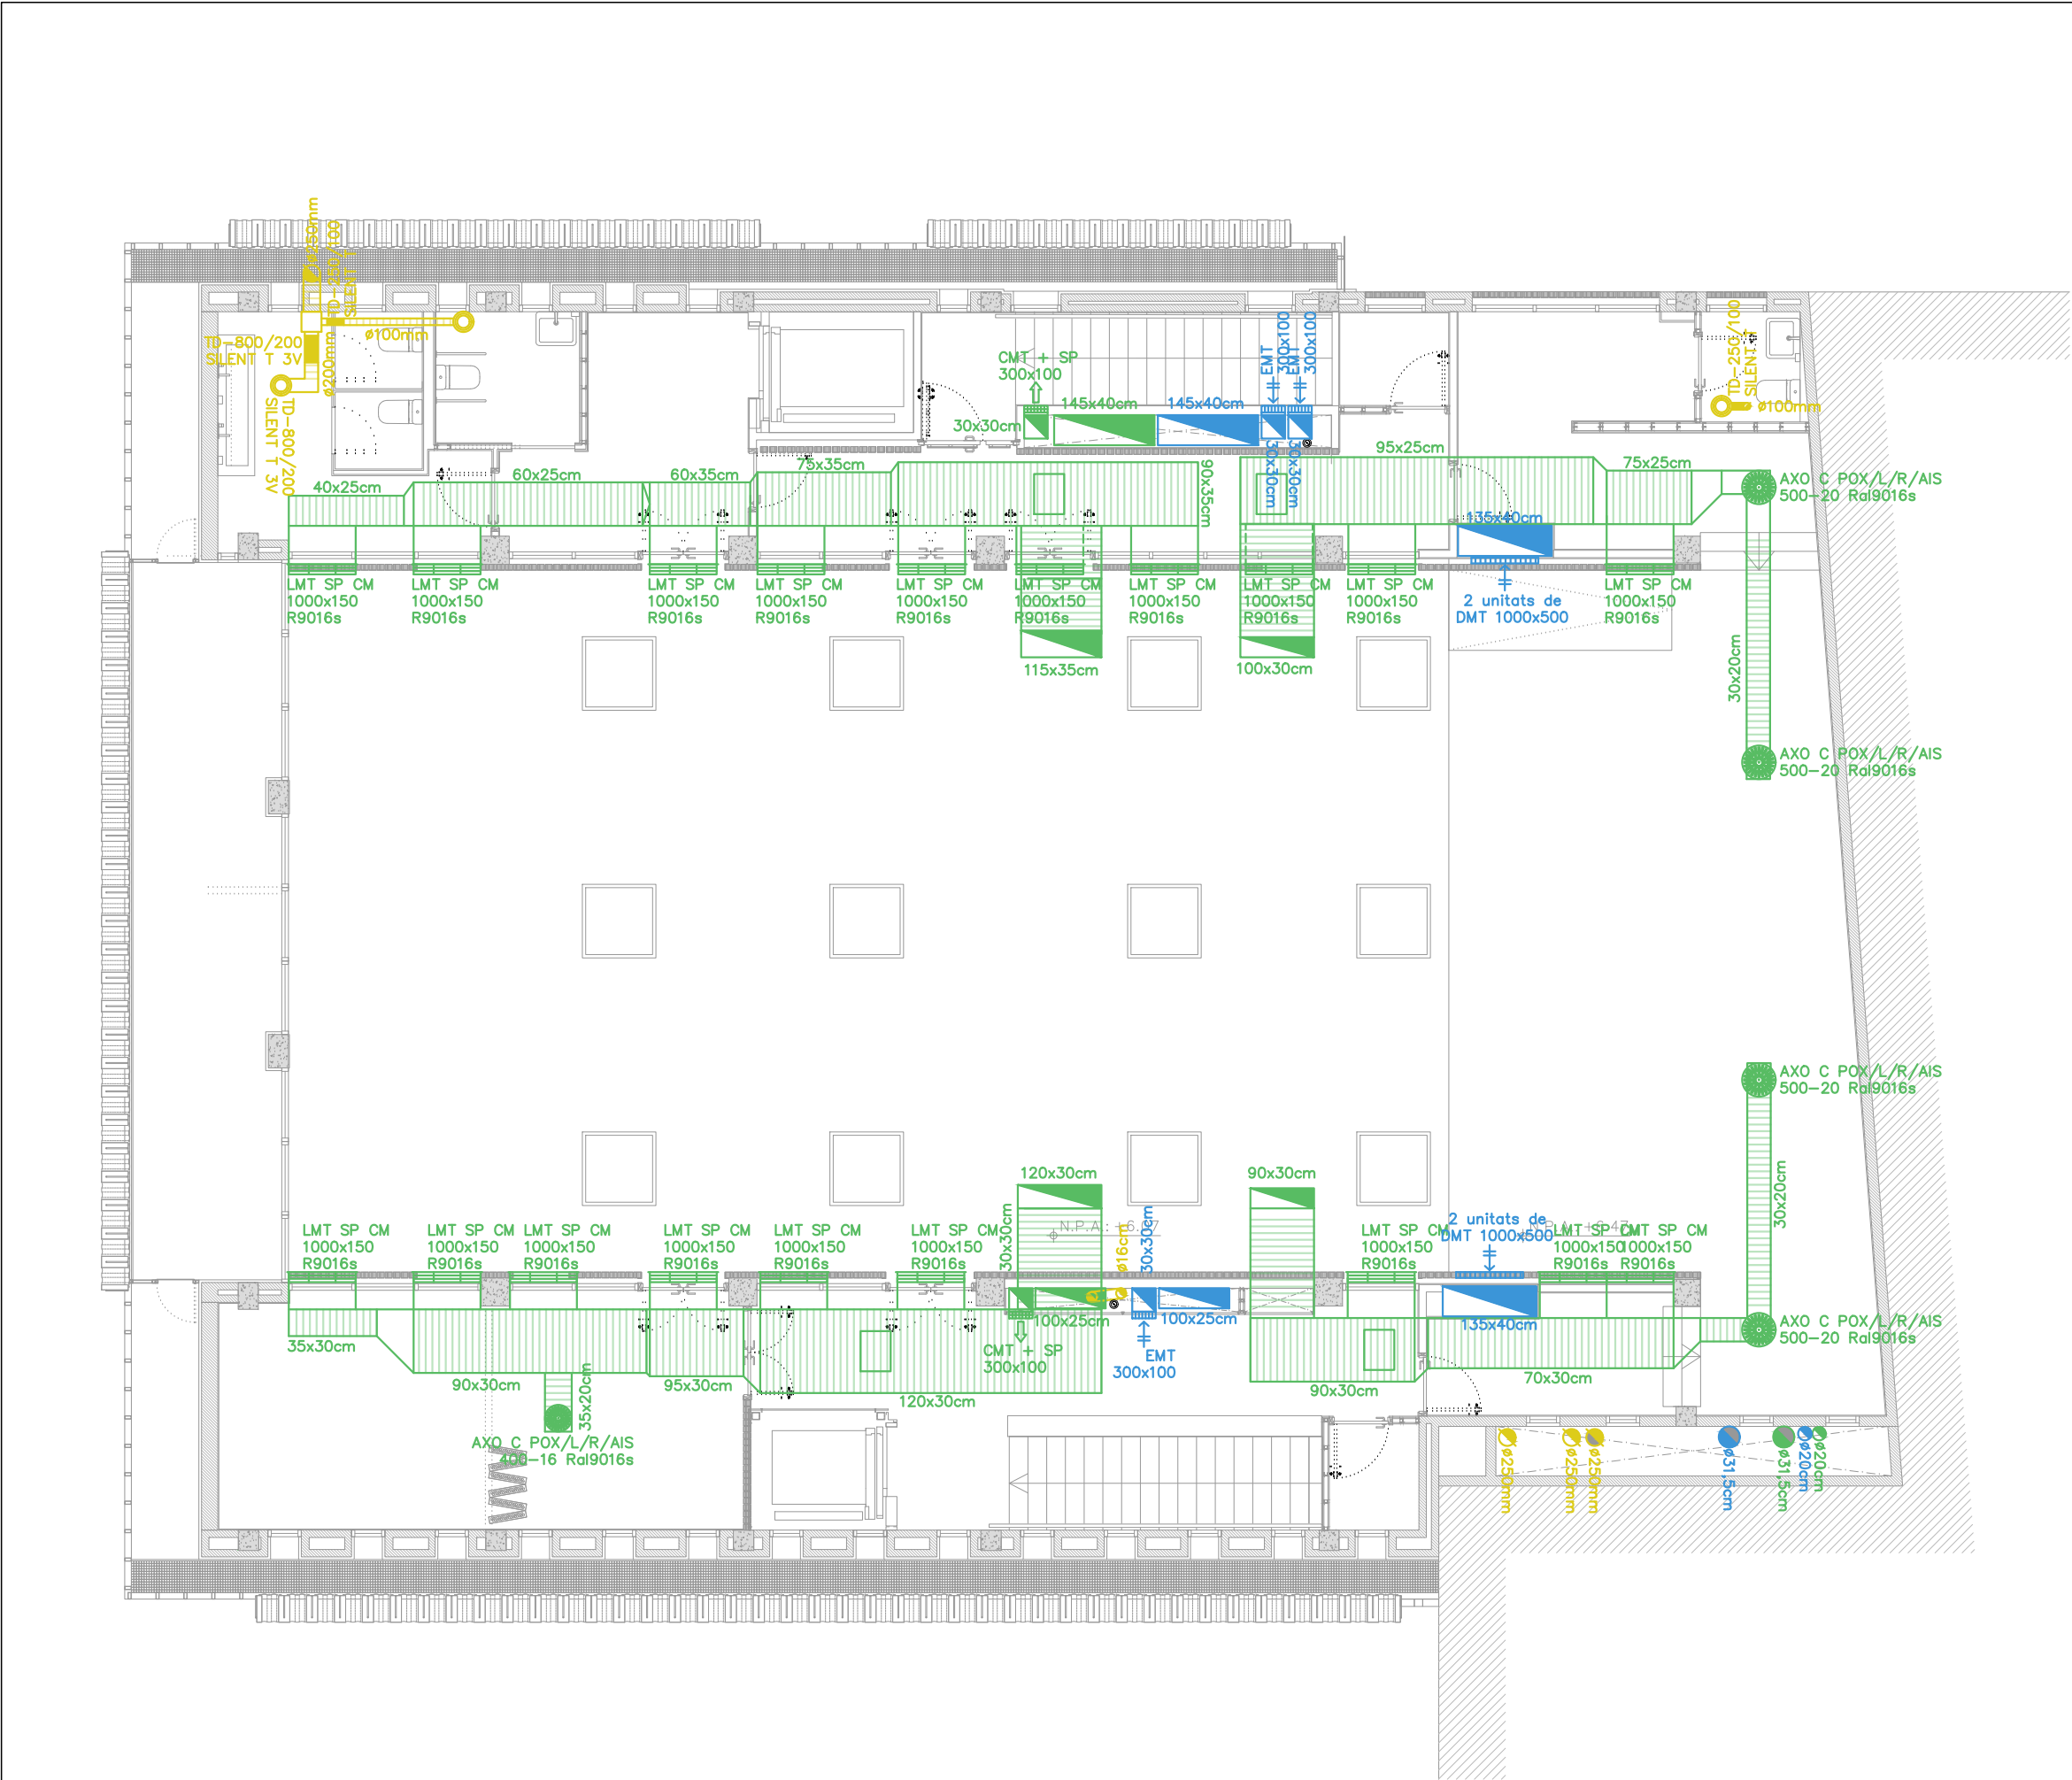

SIMBOLOGIA CLIMATITZACIÓ I VENTILACIÓ ARTIFICIAL	
Les dimensions de conducte indicades són dimensions interiors (base x altura)	
	IMPULSIÓ
	RETORN
	EXTRACCIÓ
	DMT
	EMT
	CMT
Orientació de les aletes de les reixes d'imp. i ret.	
	Conducte rectangular de llana minera de vidre (MW), de 25mm, amb recobriments exterior d'alumini, paper kraft, malla de reforç i vel de vidre i recobriments interior de teixit de vidre negre
	Conducte rectangular de llana minera de vidre (MW), de 25mm, amb recobriments exterior d'alumini, paper kraft, malla de reforç i vel de vidre i recobriments interior de teixit de vidre negre soterrat per solera
	Conducte rectangular de llana minera de vidre (MW), de 25mm, amb recobriments exterior d'alumini, paper kraft, malla de reforç i vel de vidre i recobriments interior de teixit de vidre negre, recobert exteriorment per manta de llana mineral (MW) de 60mm de gruix
	Tapa de registre de xapa d'acer galvanitzat amb sistema d'autoblocatge
	Comoprtatallafocs de conducte d'aire de planxa d'acer galvanitzat i material refractari. Resistència EI120
	Recuperador de calor
	Unitat interior Multi V de climatització col·locada al fals sostre amb comporta d'admissió
	Unitat interior Multi V de paret per climatització, Art Cool Estàndar model ARNU09GSJC4
	Tub de coure recuit, preaïllat i revestit, per a instal·lacions frigorífiques
	Junta de derivació
	EXTRACCIÓ: conducte circular termoplàstic (PVC) ignífug autoextingible
	Ventilador en línia helicocentrífug ultrasilenciós per a conducte circular muntat amb una comporta antiretorn
	Boca d'extracció circular de PVC Ø125mm

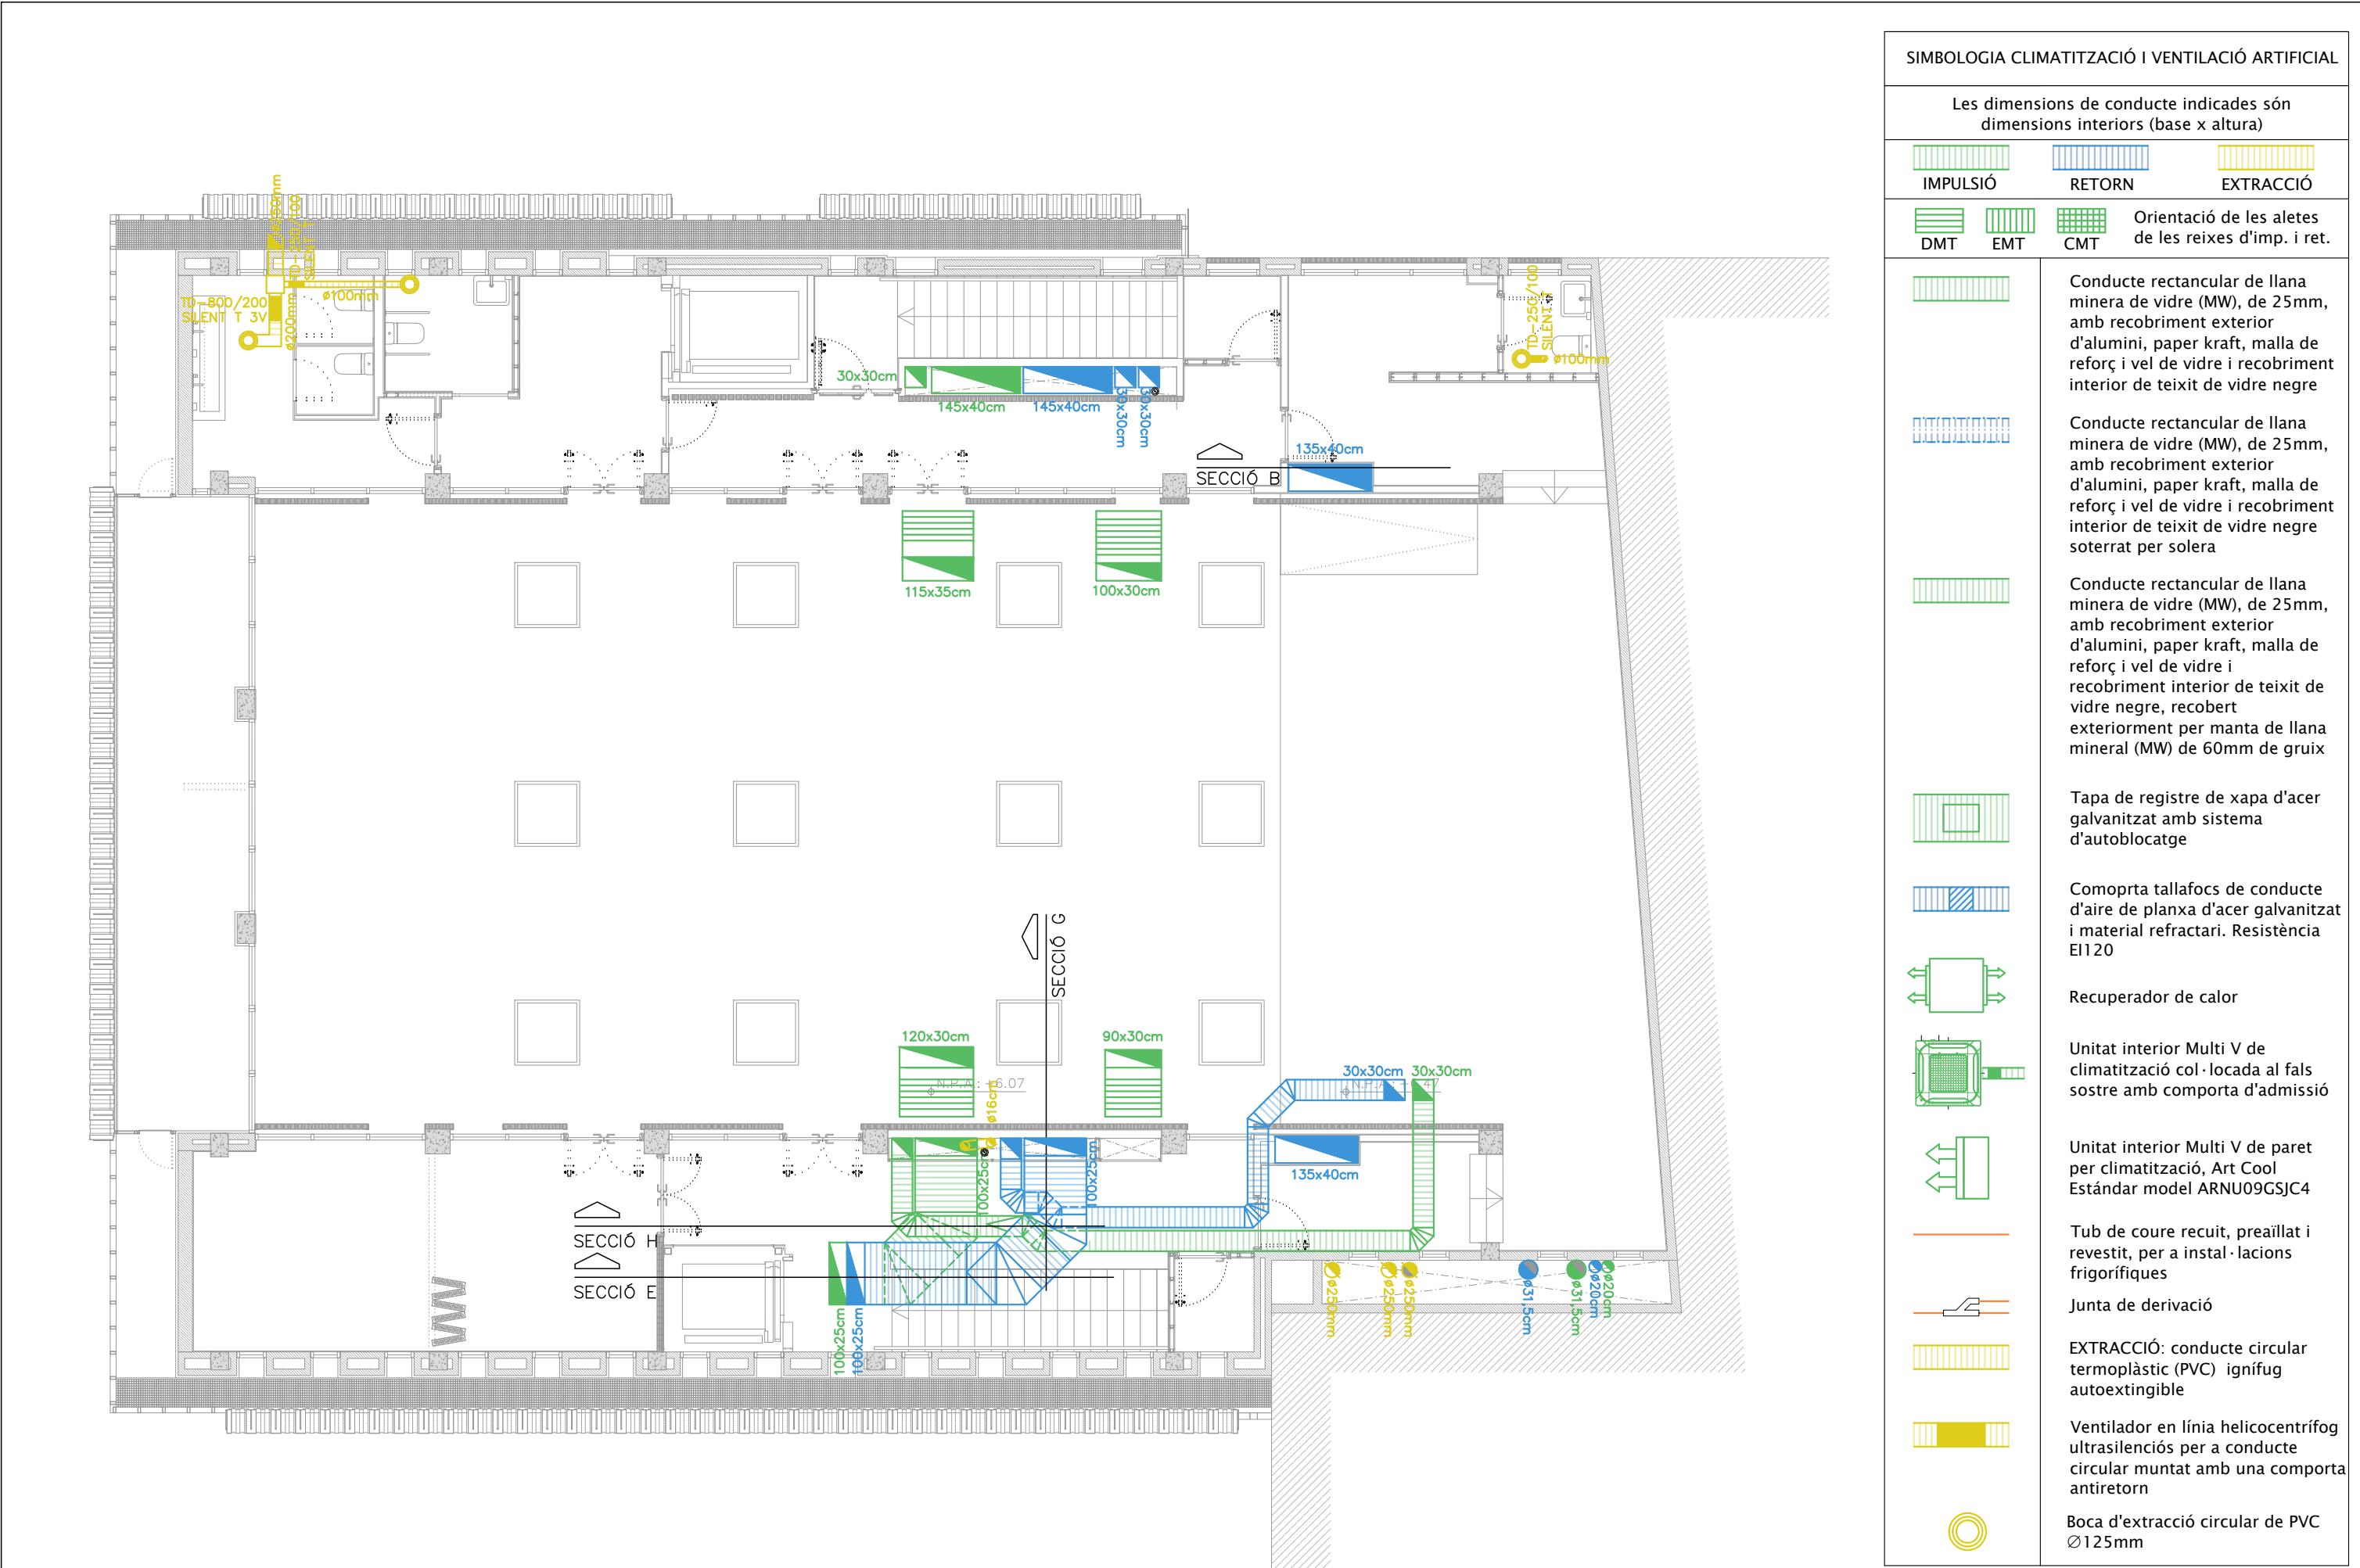


  
SIMBOLOGIA CLIMATITZACIÓ I VENTILACIÓ ARTIFICIAL				
Les dimensions de conducte indicades són dimensions interiors (base x altura)				
				
IMPULSIÓ		RETORN		EXTRACCIÓ
			Orientació de les aletes de les reixes d'imp. i ret.	
DMT		EMT		CMT
		Conducte rectangular de llana minera de vidre (MW), de 25mm, amb recobrint exterior d'alumini, paper kraft, malla de reforç i vel de vidre i recobrint interior de teixit de vidre negre		
		Conducte rectangular de llana minera de vidre (MW), de 25mm, amb recobrint exterior d'alumini, paper kraft, malla de reforç i vel de vidre i recobrint interior de teixit de vidre negre soterrat per solera		
		Conducte rectangular de llana minera de vidre (MW), de 25mm, amb recobrint exterior d'alumini, paper kraft, malla de reforç i vel de vidre i recobrint interior de teixit de vidre negre, recobert exteriorment per manta de llana mineral (MW) de 60mm de gruix		
		Tapa de registre de xapa d'acer galvanitzat amb sistema d'autoblocatge		
		Comoprtatallafocs de conducte d'aire de planxa d'acer galvanitzat i material refractari. Resistència EI120		
		Recuperador de calor		
		Unitat interior Multi V de climatització col·locada al fals sostre amb comporta d'admissió		
		Unitat interior Multi V de paret per climatització, Art Cool Estàndar model ARNU09GSJC4		
		Tub de coure recuit, preaïllat i revestit, per a instal·lacions frigorífiques		
		Junta de derivació		
		EXTRACCIÓ: conducte circular termoplàstic (PVC) ignífug autoextingible		
		Ventilador en línia helicocentrífug ultrasilenciós per a conducte circular muntat amb una comporta antiretorn		
		Boca d'extracció circular de PVC Ø125mm		

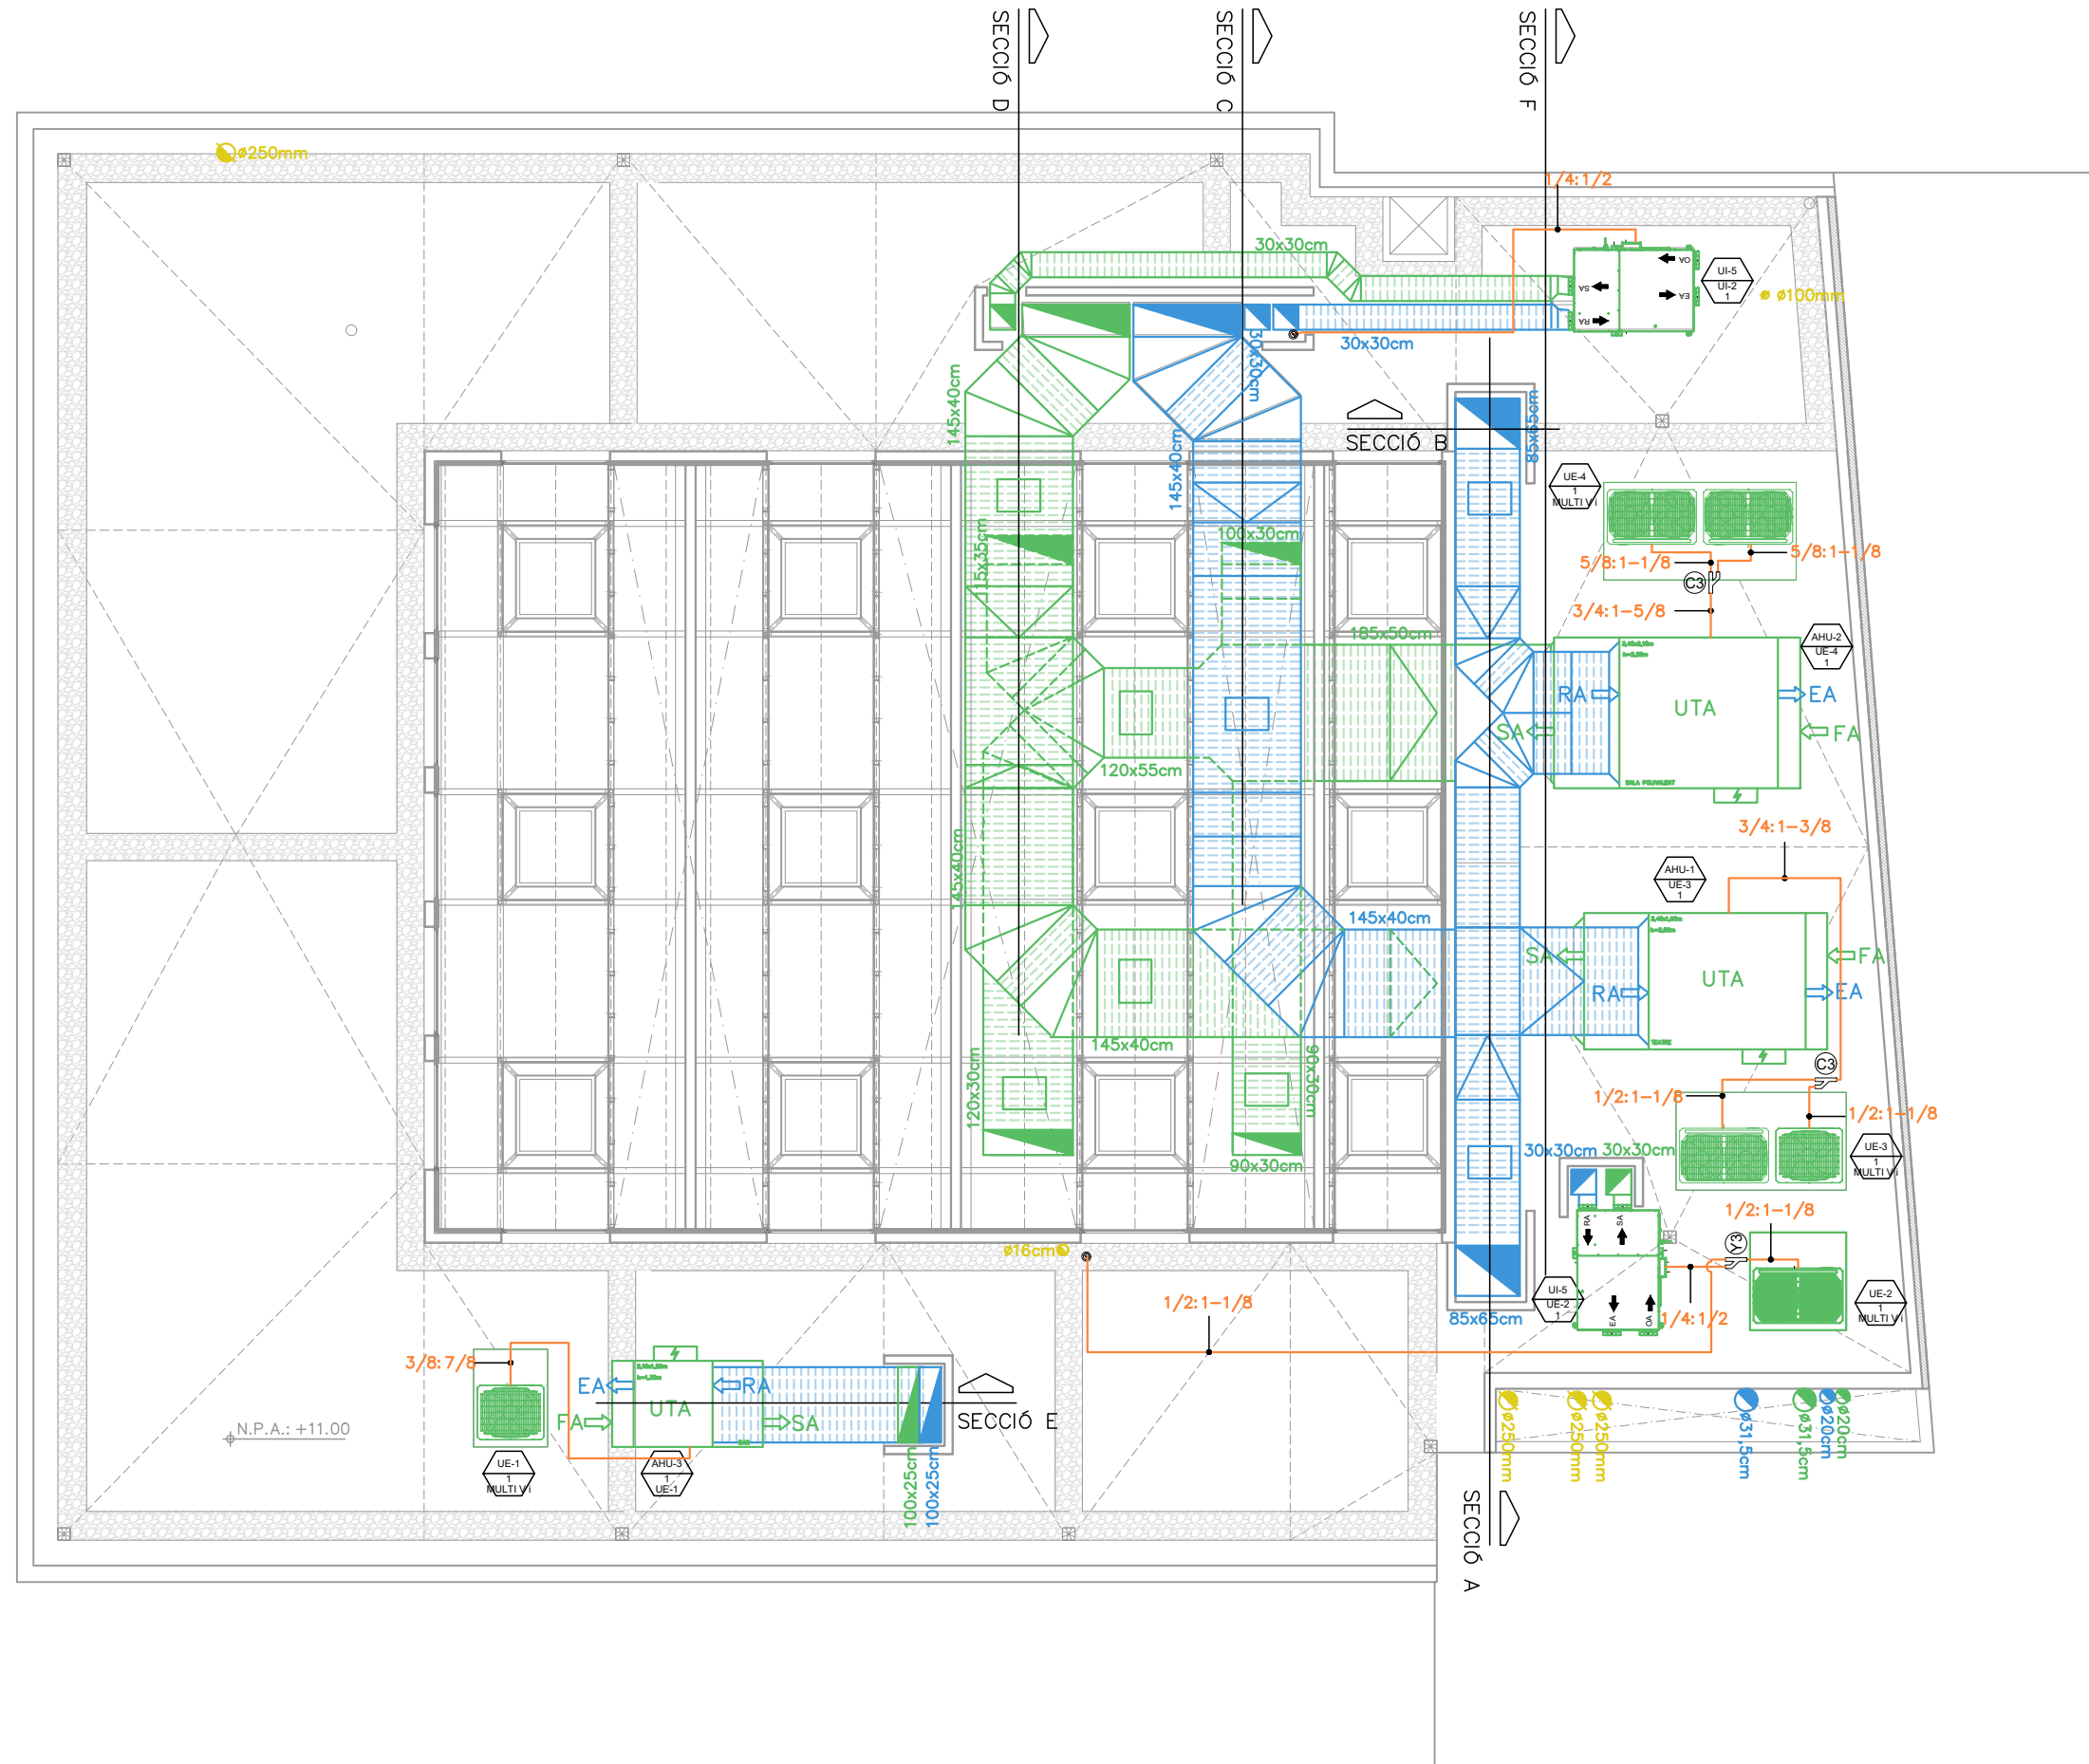


SIMBOLOGIA CLIMATITZACIÓ I VENTILACIÓ ARTIFICIAL	
Les dimensions de conducte indicades són dimensions interiors (base x altura)	
	IMPULSIÓ
	RETORN
	EXTRACCIÓ
	DMT
	EMT
	CMT
Orientació de les aletes de les reixes d'imp. i ret.	
	Conducte rectangular de llana minera de vidre (MW), de 25mm, amb recobriments exterior d'alumini, paper kraft, malla de reforç i vel de vidre i recobriments interior de teixit de vidre negre
	Conducte rectangular de llana minera de vidre (MW), de 25mm, amb recobriments exterior d'alumini, paper kraft, malla de reforç i vel de vidre i recobriments interior de teixit de vidre negre soterrat per solera
	Conducte rectangular de llana minera de vidre (MW), de 25mm, amb recobriments exterior d'alumini, paper kraft, malla de reforç i vel de vidre i recobriments interior de teixit de vidre negre, recobert exteriorment per manta de llana mineral (MW) de 60mm de gruix
	Tapa de registre de xapa d'acer galvanitzat amb sistema d'autoblocatge
	Comporta tallafocs de conducte d'aire de planxa d'acer galvanitzat i material refractari. Resistència EI120
	Recuperador de calor
	Unitat interior Multi V de climatització col·locada al fals sostre amb comporta d'admissió
	Unitat interior Multi V de paret per climatització, Art Cool Estàndar model ARNU09GSJC4
	Tub de coure recuit, preaïllat i revestit, per a instal·lacions frigorífiques
	Junta de derivació
	EXTRACCIÓ: conducte circular termoplàstic (PVC) ignífug autoextingible
	Ventilador en línia helicentrífug ultrasilenciós per a conducte circular muntat amb una comporta antiretorn
	Boca d'extracció circular de PVC Ø125mm

ESQUEMA DE PRINCIPIS

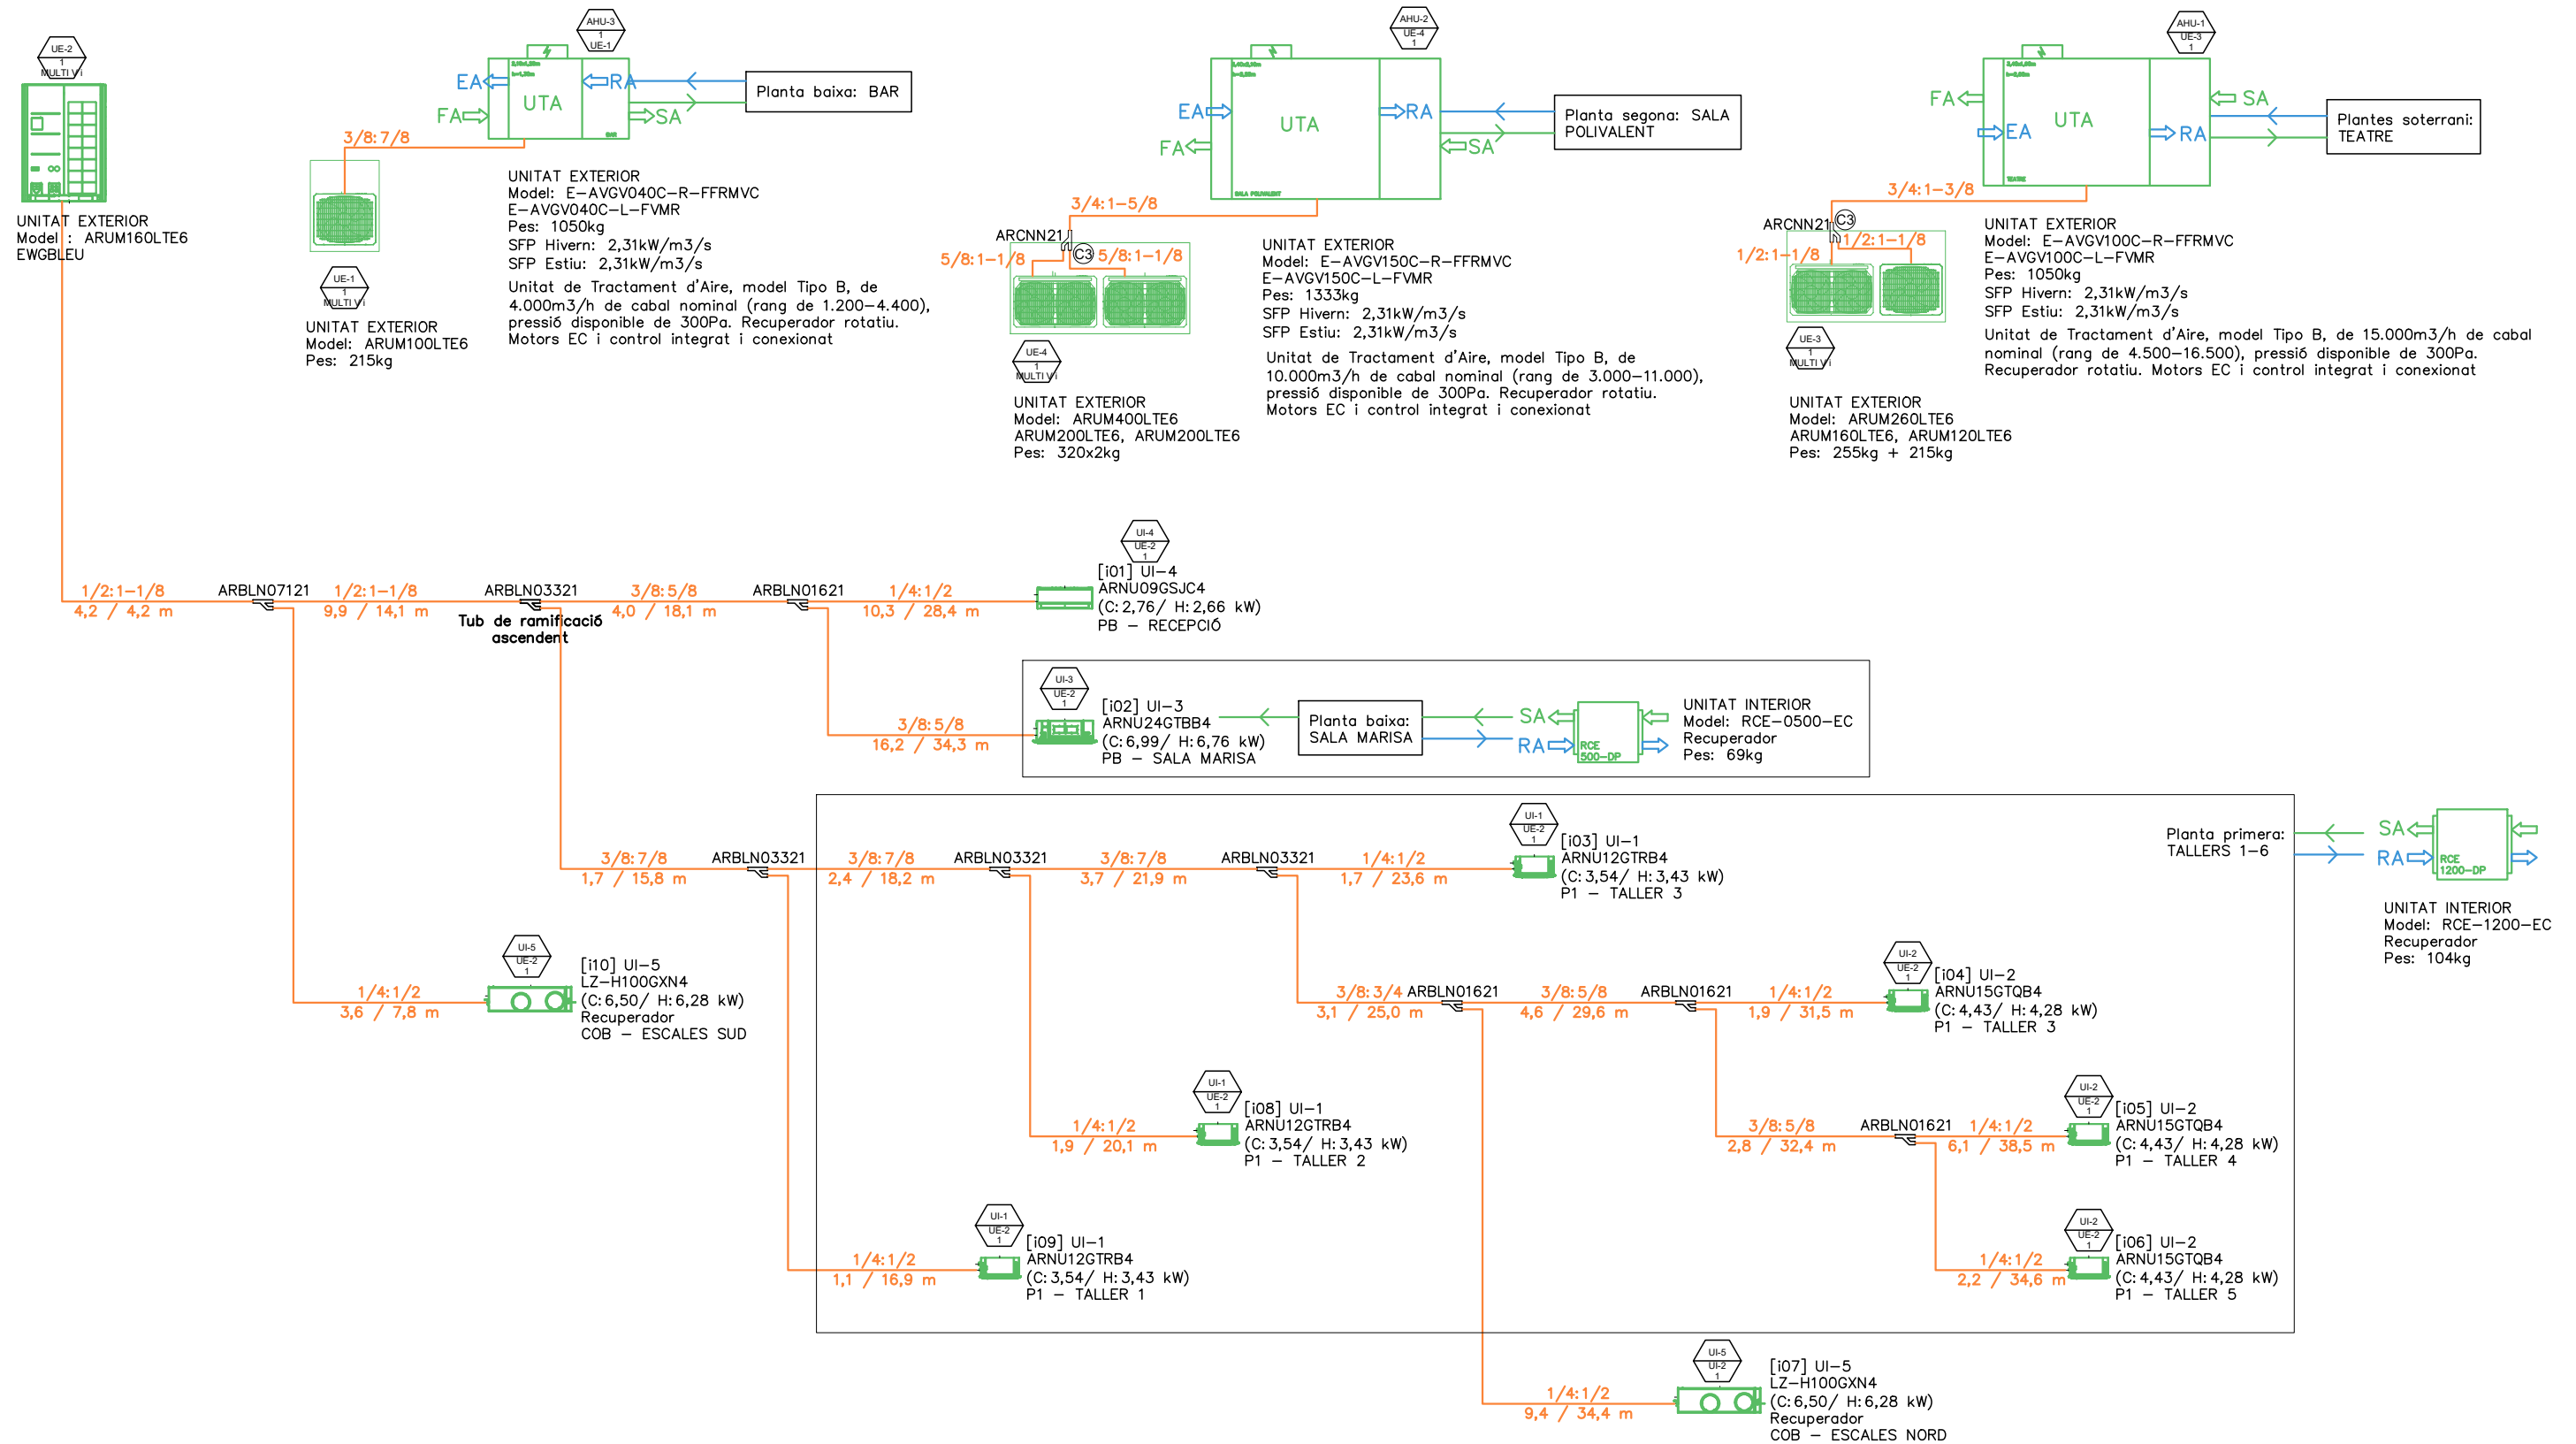


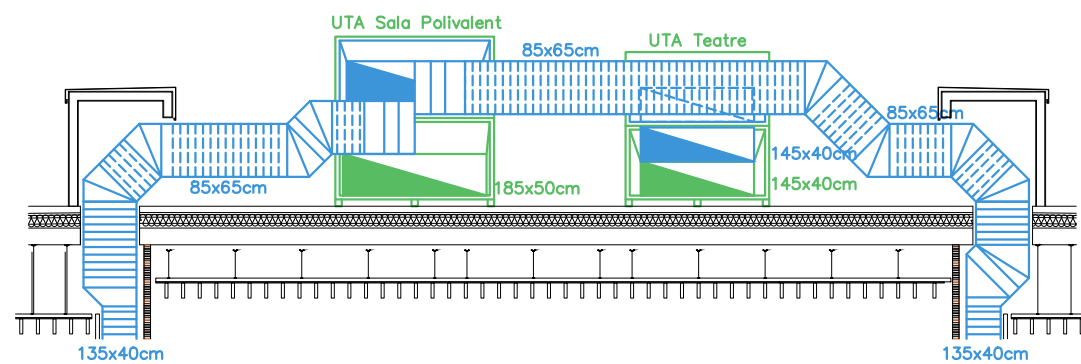


SECCIÓ A

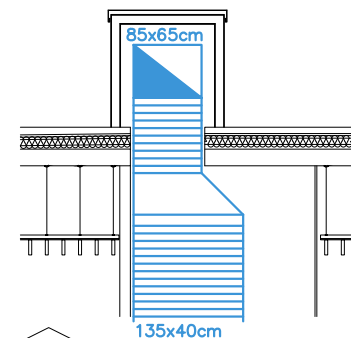


SECCIÓ B

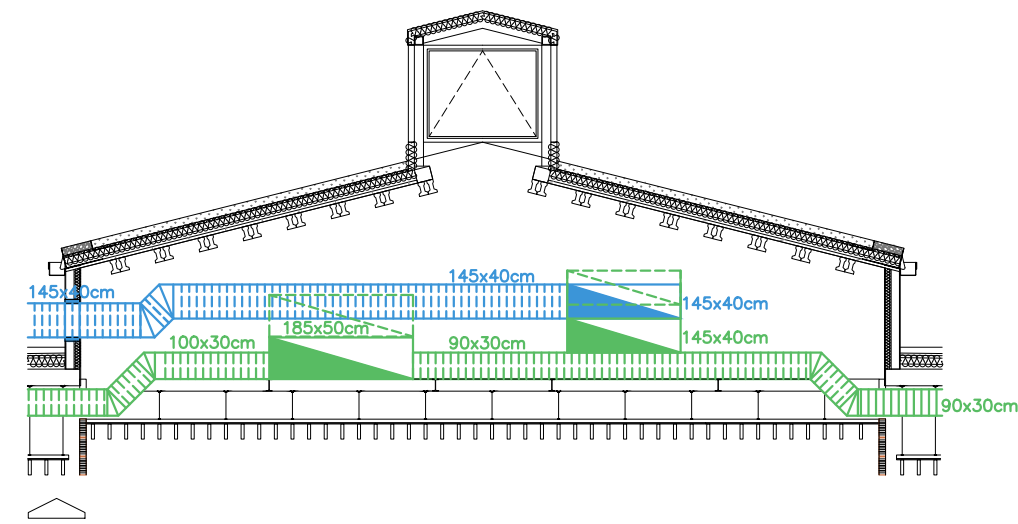


SECCIÓ C

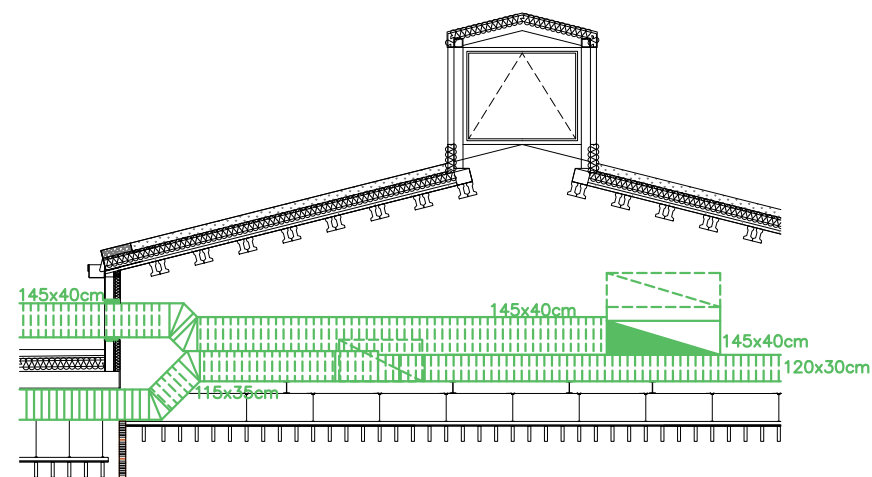


SECCIÓ D

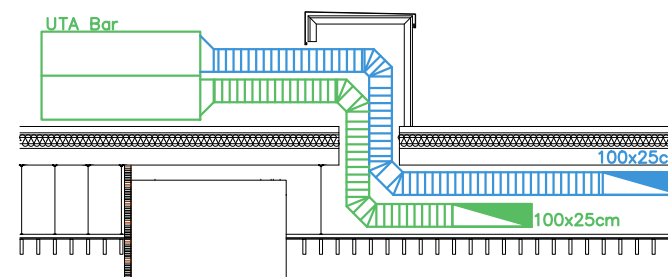


SECCIÓ E

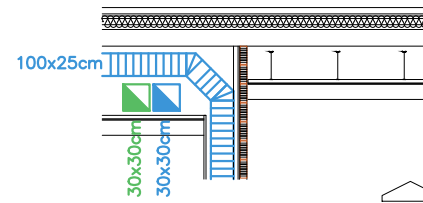



SECCIÓ F

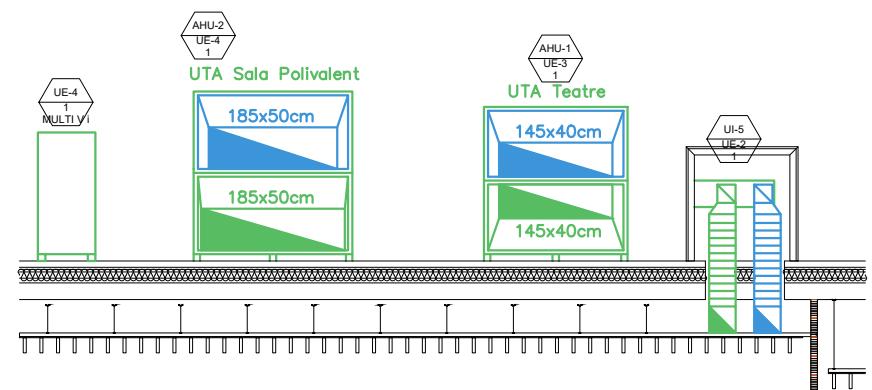


SECCIÓ G

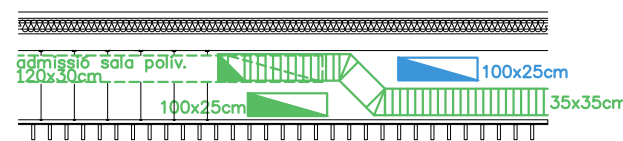


SECCIÓ H

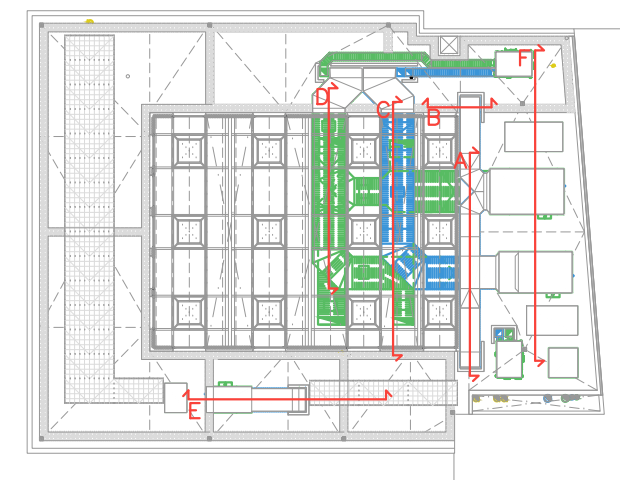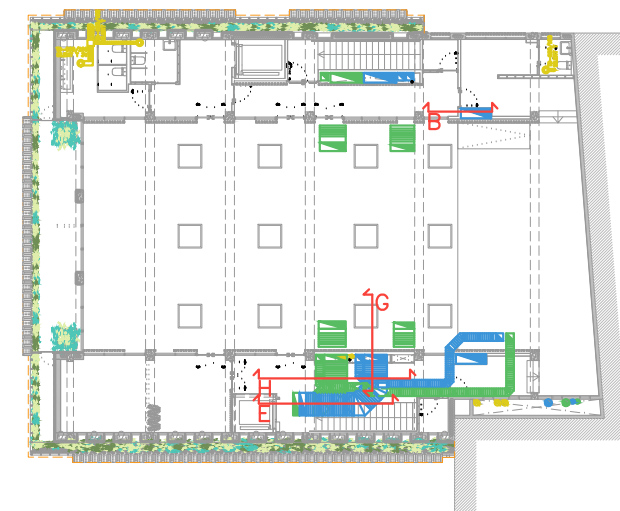

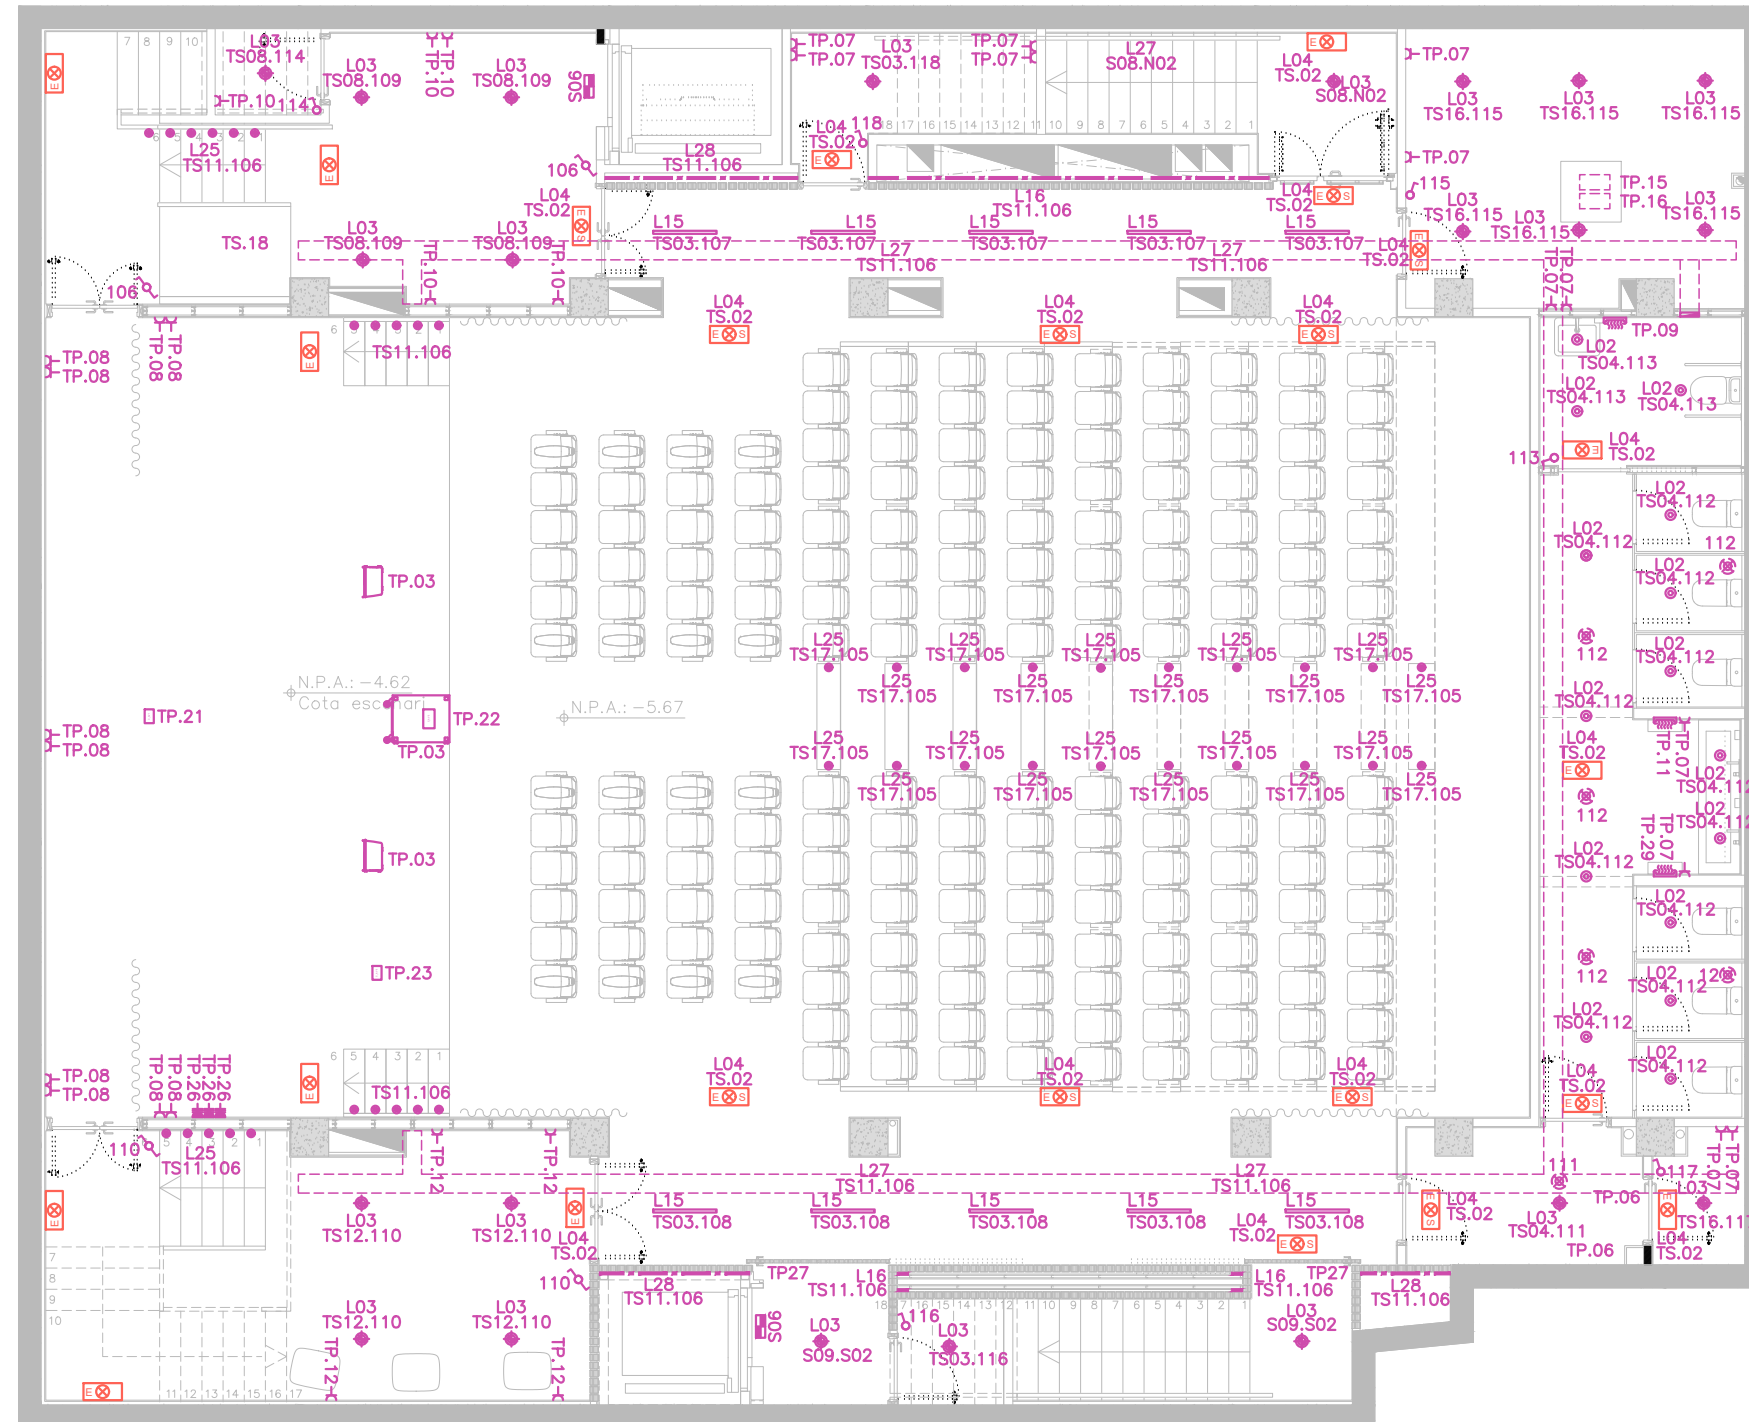

SIMBOLOGIA TELECOMUNICACIONS		SIMBOLOGIA ELECTRICITAT			
DA	Punt d'accés dades fibra òptica usuari	L01	Tira flexible modelo fine led g2 ip65 24v 7720 48w 830 5mx10		
TF	Connexió per sortida de telèfon	L02	Luminària encastat redondo modelo kombic 70 1500 ip44 ww opal wh/wh		
VP	Sortida video-porter	L03	Luminària empotrable rodó model kombic 100 rd 1500 ip43 9ww op wh/wh		
RACK	RACK elèctric de telecomunicacions	L04	Luminària comma 280 sur 4000 ip54 ww op emer wh Luminària comma 280 sur 4000 ip54 ww op emer wh sense senyalètica		
		L05	Luminària Hance G2 down rec 4000 ww fl Dali wh		
		L06	Luminària Hance G2 down rec 3000 ww fl Dali wh		
		L07	Luminària kombic 100 rd 1500 ip43 9ww wfl wh/wh		
		L08	Luminària fil45 rec 2240 5200 ww opal wh.		
		L09	Luminària fil45 sur 1400 3250 ww opal wh.		
		L10	Tira led fine led g2 ip20 24v 7720 48w 830 5mx10		
		L11	Luminària fil45 sur 1120 2600 ww opal wh.		
		L12	Luminària fil45 sur 1680 3900 ww opal wh. dali		
		L13	Luminària fil45 rec 1680 3900 ww opal wh.		
		L14	Luminària fil45 sur 2240 5200 ww opal wh.		
		L15	Luminària supesa fil45 sur 840 1950 ww opal wh.		
		L16	Tira led rgb 24 4200lm 5m		
		L17	Luminària supesa fil45 sur 2240 5200 ww opal wh.dali		
		L18	Luminària supesa fil45 sur 1400 3250 ww opal wh. dali		
		L19	Luminària fil45 rec 840 1950 ww opal wh.		
		L20	Luminària fil45 rec 1400 3250 ww opal wh.		
		L21	Luminària supesa especial al 50% flux kombic 70 sf 1500 ip43 ww op w/w		
		L22	Luminària encastada fil45 sur 1400 3250 ww opal wh.		
		L23	Luminària supesa per exterior		
		L24	Luminària senyalitzador encastada rodó per a escala exterior		
		L25	Luminària senyalitzador encastada rodó per a escala interior		
		L26	Track 230v surface black instal·lació suspesa		
		L27	Ambient G2 ind 300 dir ww grazer wh		
		L28	Fine led g2 ip65 24v 7720 48w 830 5mx10		
				C.G.P.	Caixa General de Protecció i Mesura
					Baixada de cablejat
					Pujada de cablejat
					Endoll 16A+Terra
			Endoll		
			Interruptor 10A		
			Commutador		
			Interruptor temporitzat		
			Timbre		
			Detector de luminositat		
			Polsador timbre		
			Detector presència sistema ventilació		
			Endoll 16A caixa encastada en paviment		
			Detector presència sistema il·luminació		
			Baixada de cablejat		
			Safata portacables		
			Subquadre elèctric.		
			Motor de finestra		
			Quadre elèctric. principal		

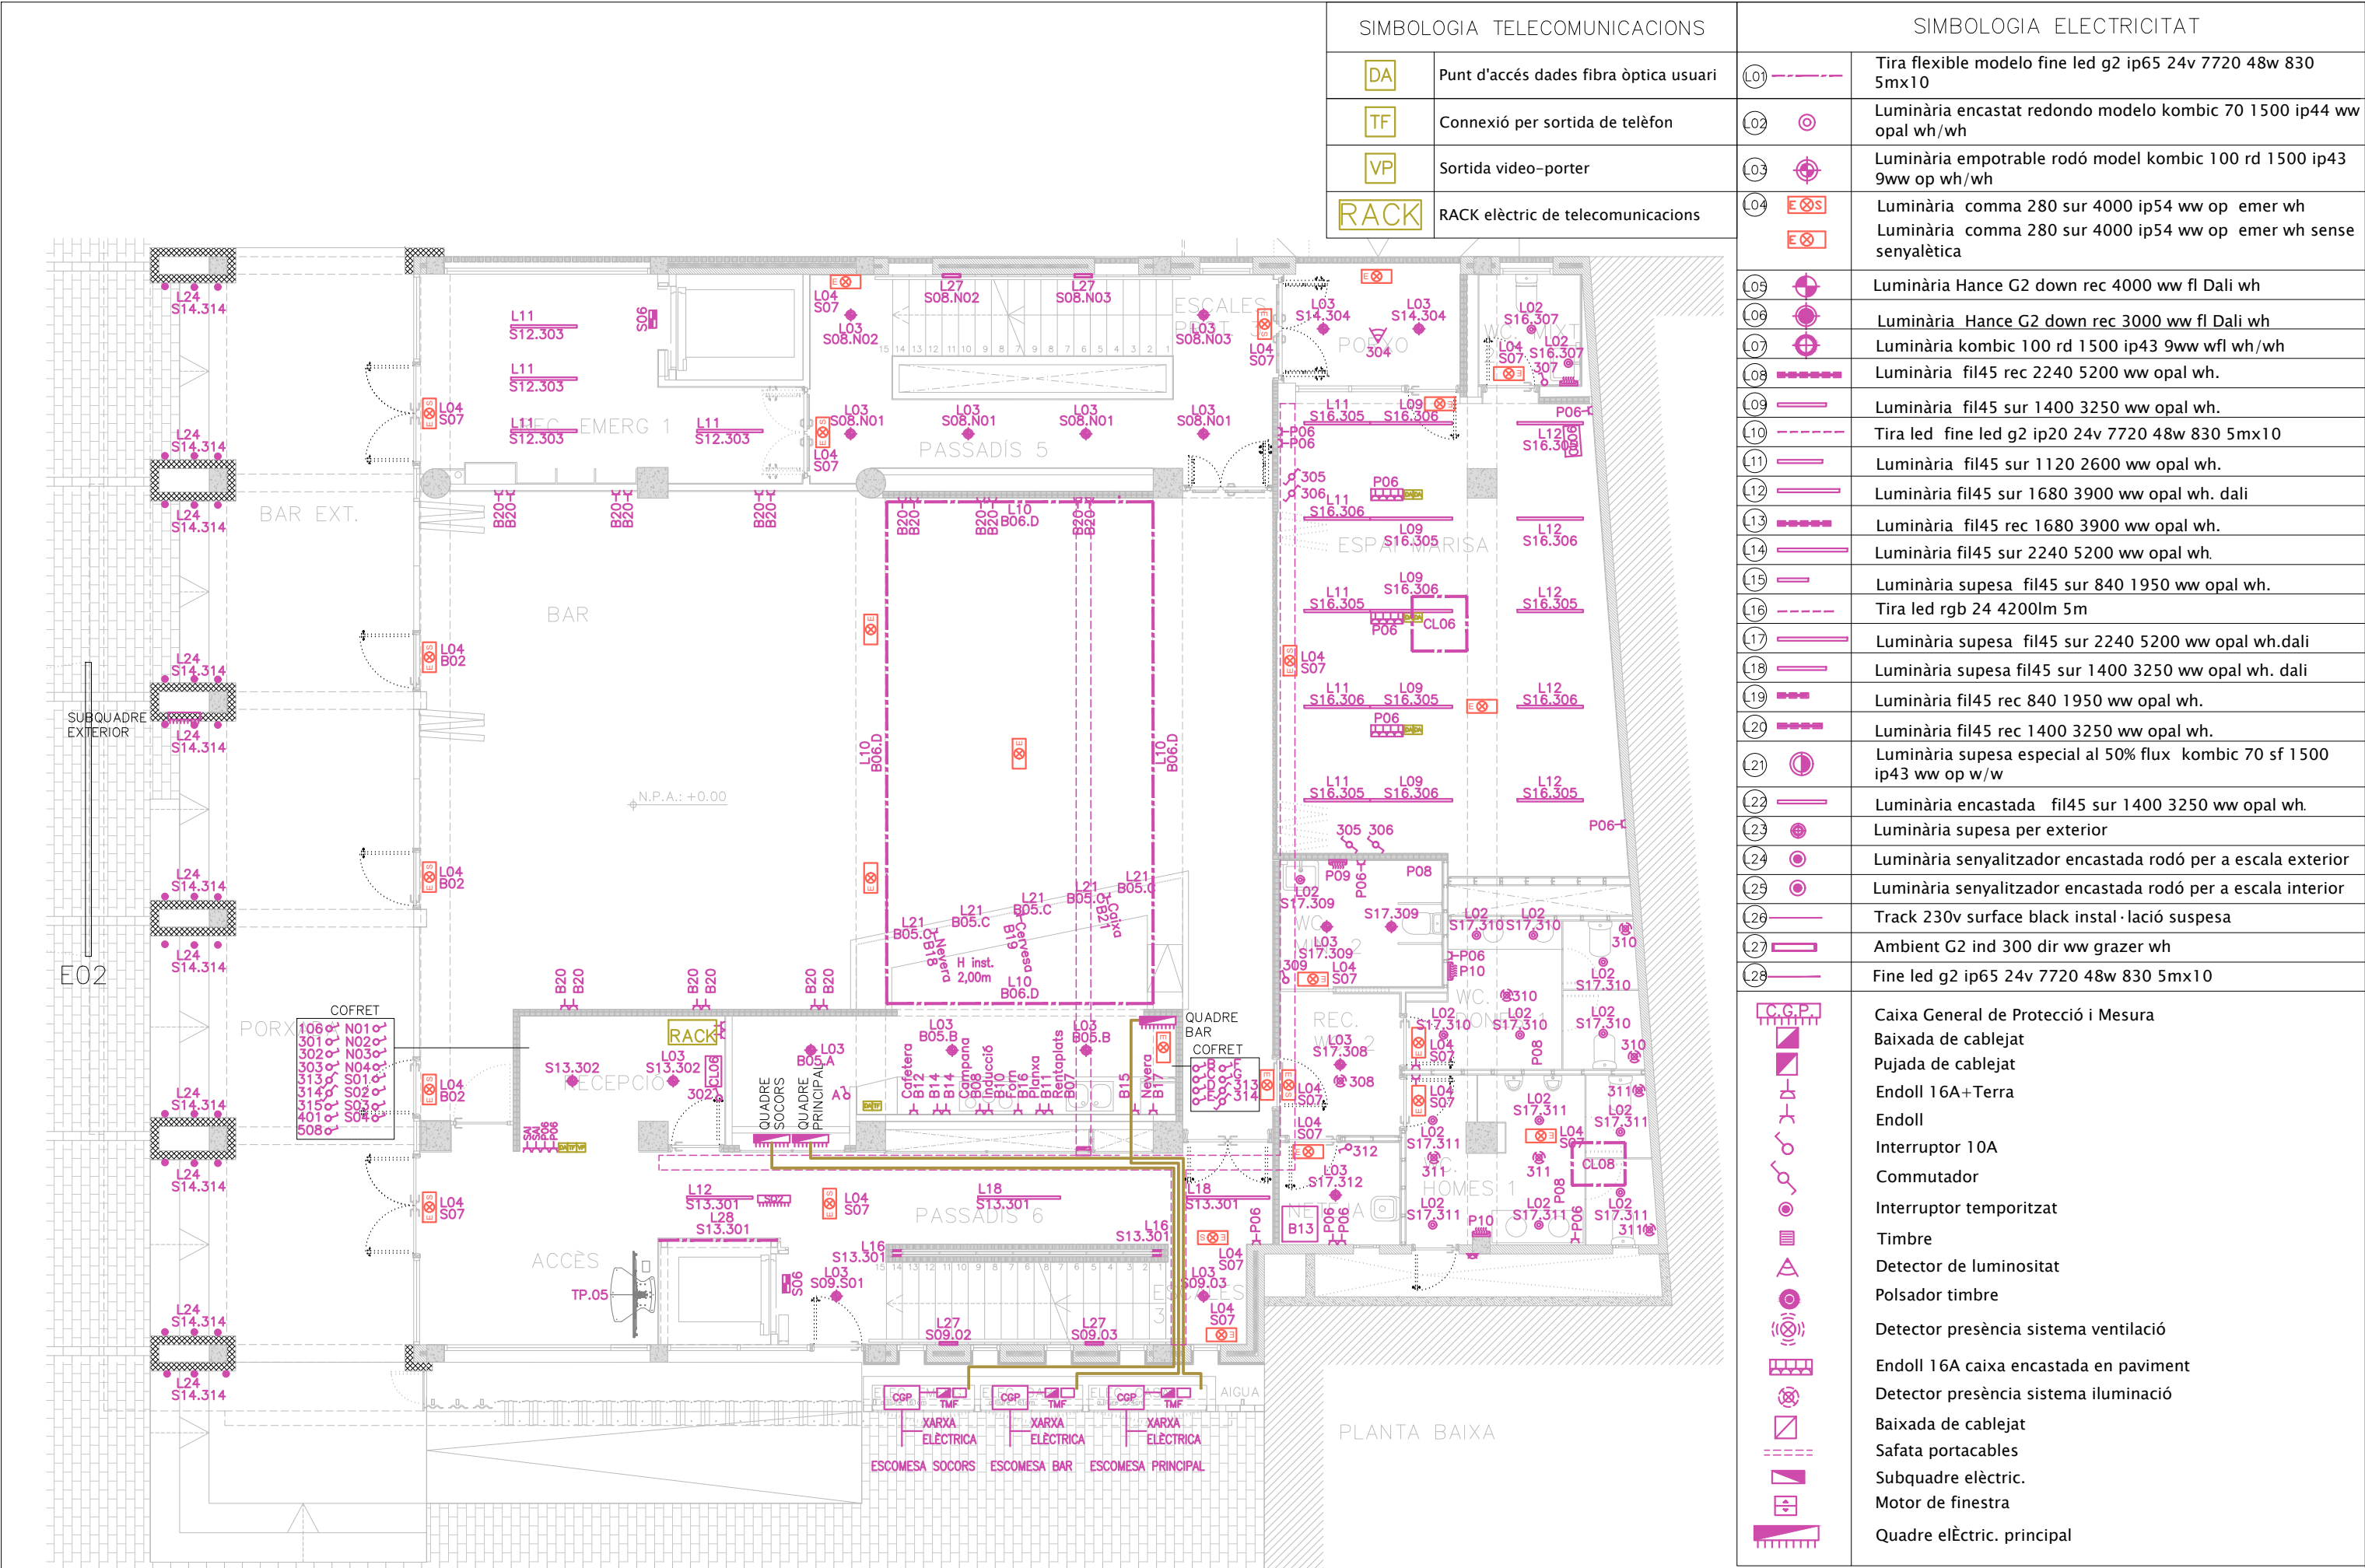

DA

Punt d'accés dades fibra òptica usuari

TF

Connexió per sortida de telèfon

VP

Sortida video-porter

RACK

RACK elèctric de telecomunicacions

L01

Tira flexible modelo fine led g2 ip65 24v 7720 48w 830 5mx10

L02

Luminària encastat redondo modelo kombic 70 1500 ip44 ww opal wh/wh

L03

Luminària empotrable rodó model kombic 100 rd 1500 ip43 9ww op wh/wh

L04

E0S

E0

Luminària comma 280 sur 4000 ip54 ww op emer wh

Luminària comma 280 sur 4000 ip54 ww op emer wh sense senyalètica

L05

Luminària imag g3 track 4000 9ww wf bk

L06

Luminària imag g3 track 3000 9ww wf bk

L07

Luminària kombic 100 rd 1500 ip43 9ww wfl wh/wh

L08

Luminària fil45 rec 2240 5200 ww opal wh.

L09

Luminària fil45 sur 1400 3250 ww opal wh.

L10

Tira led fine led g2 ip20 24v 7720 48w 830 5mx10

L11

Luminària fil45 sur 1120 2600 ww opal wh.

L12

Luminària fil45 sur 1680 3900 ww opal wh. dali

L13

Luminària fil45 rec 1680 3900 ww opal wh.

L14

Luminària fil45 sur 2240 5200 ww opal wh.

L15

Luminària supesa fil45 sur 840 1950 ww opal wh.

L16

Tira led rgb 24 4200lm 5m

L17

Luminària supesa fil45 sur 2240 5200 ww opal wh.dali

L18

Luminària supesa fil45 sur 1400 3250 ww opal wh. dali

L19

Luminària fil45 rec 840 1950 ww opal wh.

L20

Luminària fil45 rec 1400 3250 ww opal wh.

L21

Luminària supesa especial al 50% flux kombic 70 sf 1500 ip43 ww op w/w

L22

Luminària encastrada fil45 sur 1400 3250 ww opal wh.

L23

Luminària supesa per exterior

L24

Luminària senyalitzador encastrada rodó per a escala exterior

L25

Luminària senyalitzador encastrada rodó per a escala interior

L26

Track 230v surface black instal·lació suspesa

L27

Ambient G2 ind 300 dir ww grazer wh

L28

Fine led g2 ip65 24v 7720 48w 830 5mx10

C.G.P.

Baixa de cablejat

Pujada de cablejat

Endoll 16A+Terra

Endoll

Interruptor 10A

Commutador

Interruptor temporitzat

Timbre

Detector de luminositat

Polsador timbre

Detector presència sistema ventilació

Endoll 16A caixa encastrada en paviment

Detector presència sistema il·luminació

Baixa de cablejat

Safata portacables

Subquadre elèctric.

Motor de finestra

Quadre elèctric. principal

CLIENT

AJUNTAMENT CUNIT

AUTOR PROJECTE

ARQUITECTURA

UTE - REHABILITACIÓ INTEGRAL DEL CASAL MUNICIPAL DE CUNIT.

ROA ARQUITECTURA HUB, S.L. Y MIQUEL LLOVERAS GUILA

MIQUEL LLOVERAS ESTUDI D'ARQUITECTURA

PROJECTE

REHABILITACIÓ INTEGRAL DEL CASAL MUNICIPAL DE CUNIT

PROJECTE D'EXECUCIÓ

ESCALA

1/200

DIBUIXAT / COM.

J.B.F. / R.O.G.

ESCALA GRÀFICA

0m 2m 4m

REFERÈNCIA

24004-CUN

FORMAT

A3

TÍTOL DEL PLANOL

INST. IL·LUMINACIÓ, ELECTRICITAT I TELECO

PLANTA BAIXA


122B_EXE_24004-CUN_33_ELEC_TELECO_PB_EXT.DWG



122b





MARÇ 2025




SIMBOLOGIA TELECOMUNICACIONS		SIMBOLOGIA ELECTRICITAT	
DA	Punt d'accés dades fibra òptica usuari	L01	Tira flexible modelo fine led g2 ip65 24v 7720 48w 830 5mx10
TF	Connexió per sortida de telèfon	L02	Luminària encastat redondo modelo kombic 70 1500 ip44 ww opal wh/wh
VP	Sortida video-porter	L03	Luminària empotrable rodó model kombic 100 rd 1500 ip43 9ww op wh/wh
RACK	RACK elèctric de telecomunicacions	L04	Luminària comma 280 sur 4000 ip54 ww op emer wh Luminària comma 280 sur 4000 ip54 ww op emer wh sense senyalètica
		L05	Luminària Hance G2 down rec 4000 ww fl Dali wh
		L06	Luminària Hance G2 down rec 3000 ww fl Dali wh
		L07	Luminària kombic 100 rd 1500 ip43 9ww wfl wh/wh
		L08	Luminària fil45 rec 2240 5200 ww opal wh.
		L09	Luminària fil45 sur 1400 3250 ww opal wh.
		L10	Tira led fine led g2 ip20 24v 7720 48w 830 5mx10
		L11	Luminària fil45 sur 1120 2600 ww opal wh.
		L12	Luminària fil45 sur 1680 3900 ww opal wh. dali
		L13	Luminària fil45 rec 1680 3900 ww opal wh.
		L14	Luminària fil45 sur 2240 5200 ww opal wh.
		L15	Luminària supesa fil45 sur 840 1950 ww opal wh.
		L16	Tira led rgb 24 4200lm 5m
		L17	Luminària supesa fil45 sur 2240 5200 ww opal wh.dali
		L18	Luminària supesa fil45 sur 1400 3250 ww opal wh. dali
		L19	Luminària fil45 rec 840 1950 ww opal wh.
		L20	Luminària fil45 rec 1400 3250 ww opal wh.
		L21	Luminària supesa especial al 50% flux kombic 70 sf 1500 ip43 ww op w/w
		L22	Luminària encastada fil45 sur 1400 3250 ww opal wh.
		L23	Luminària supesa per exterior
		L24	Luminària senyalitzador encastada rodó per a escala exterior
		L25	Luminària senyalitzador encastada rodó per a escala interior
		L26	Track 230v surface black instal·lació suspesa
		L27	Ambient G2 ind 300 dir ww grazer wh
		L28	Fine led g2 ip65 24v 7720 48w 830 5mx10
		C.G.P.	Caixa General de Protecció i Mesura
			Baixada de cablejat
			Pujada de cablejat
			Endoll 16A+Terra
			Endoll
			Interruptor 10A
			Commutador
			Interruptor temporitzat
			Timbre
			Detector de luminositat
			Polsador timbre
			Detector presència sistema ventilació
			Endoll 16A caixa encastada en paviment
			Detector presència sistema il·luminació
			Baixada de cablejat
			Safata portacables
			Subquadre elèctric.
			Motor de finestra
			Quadre elèctric. principal


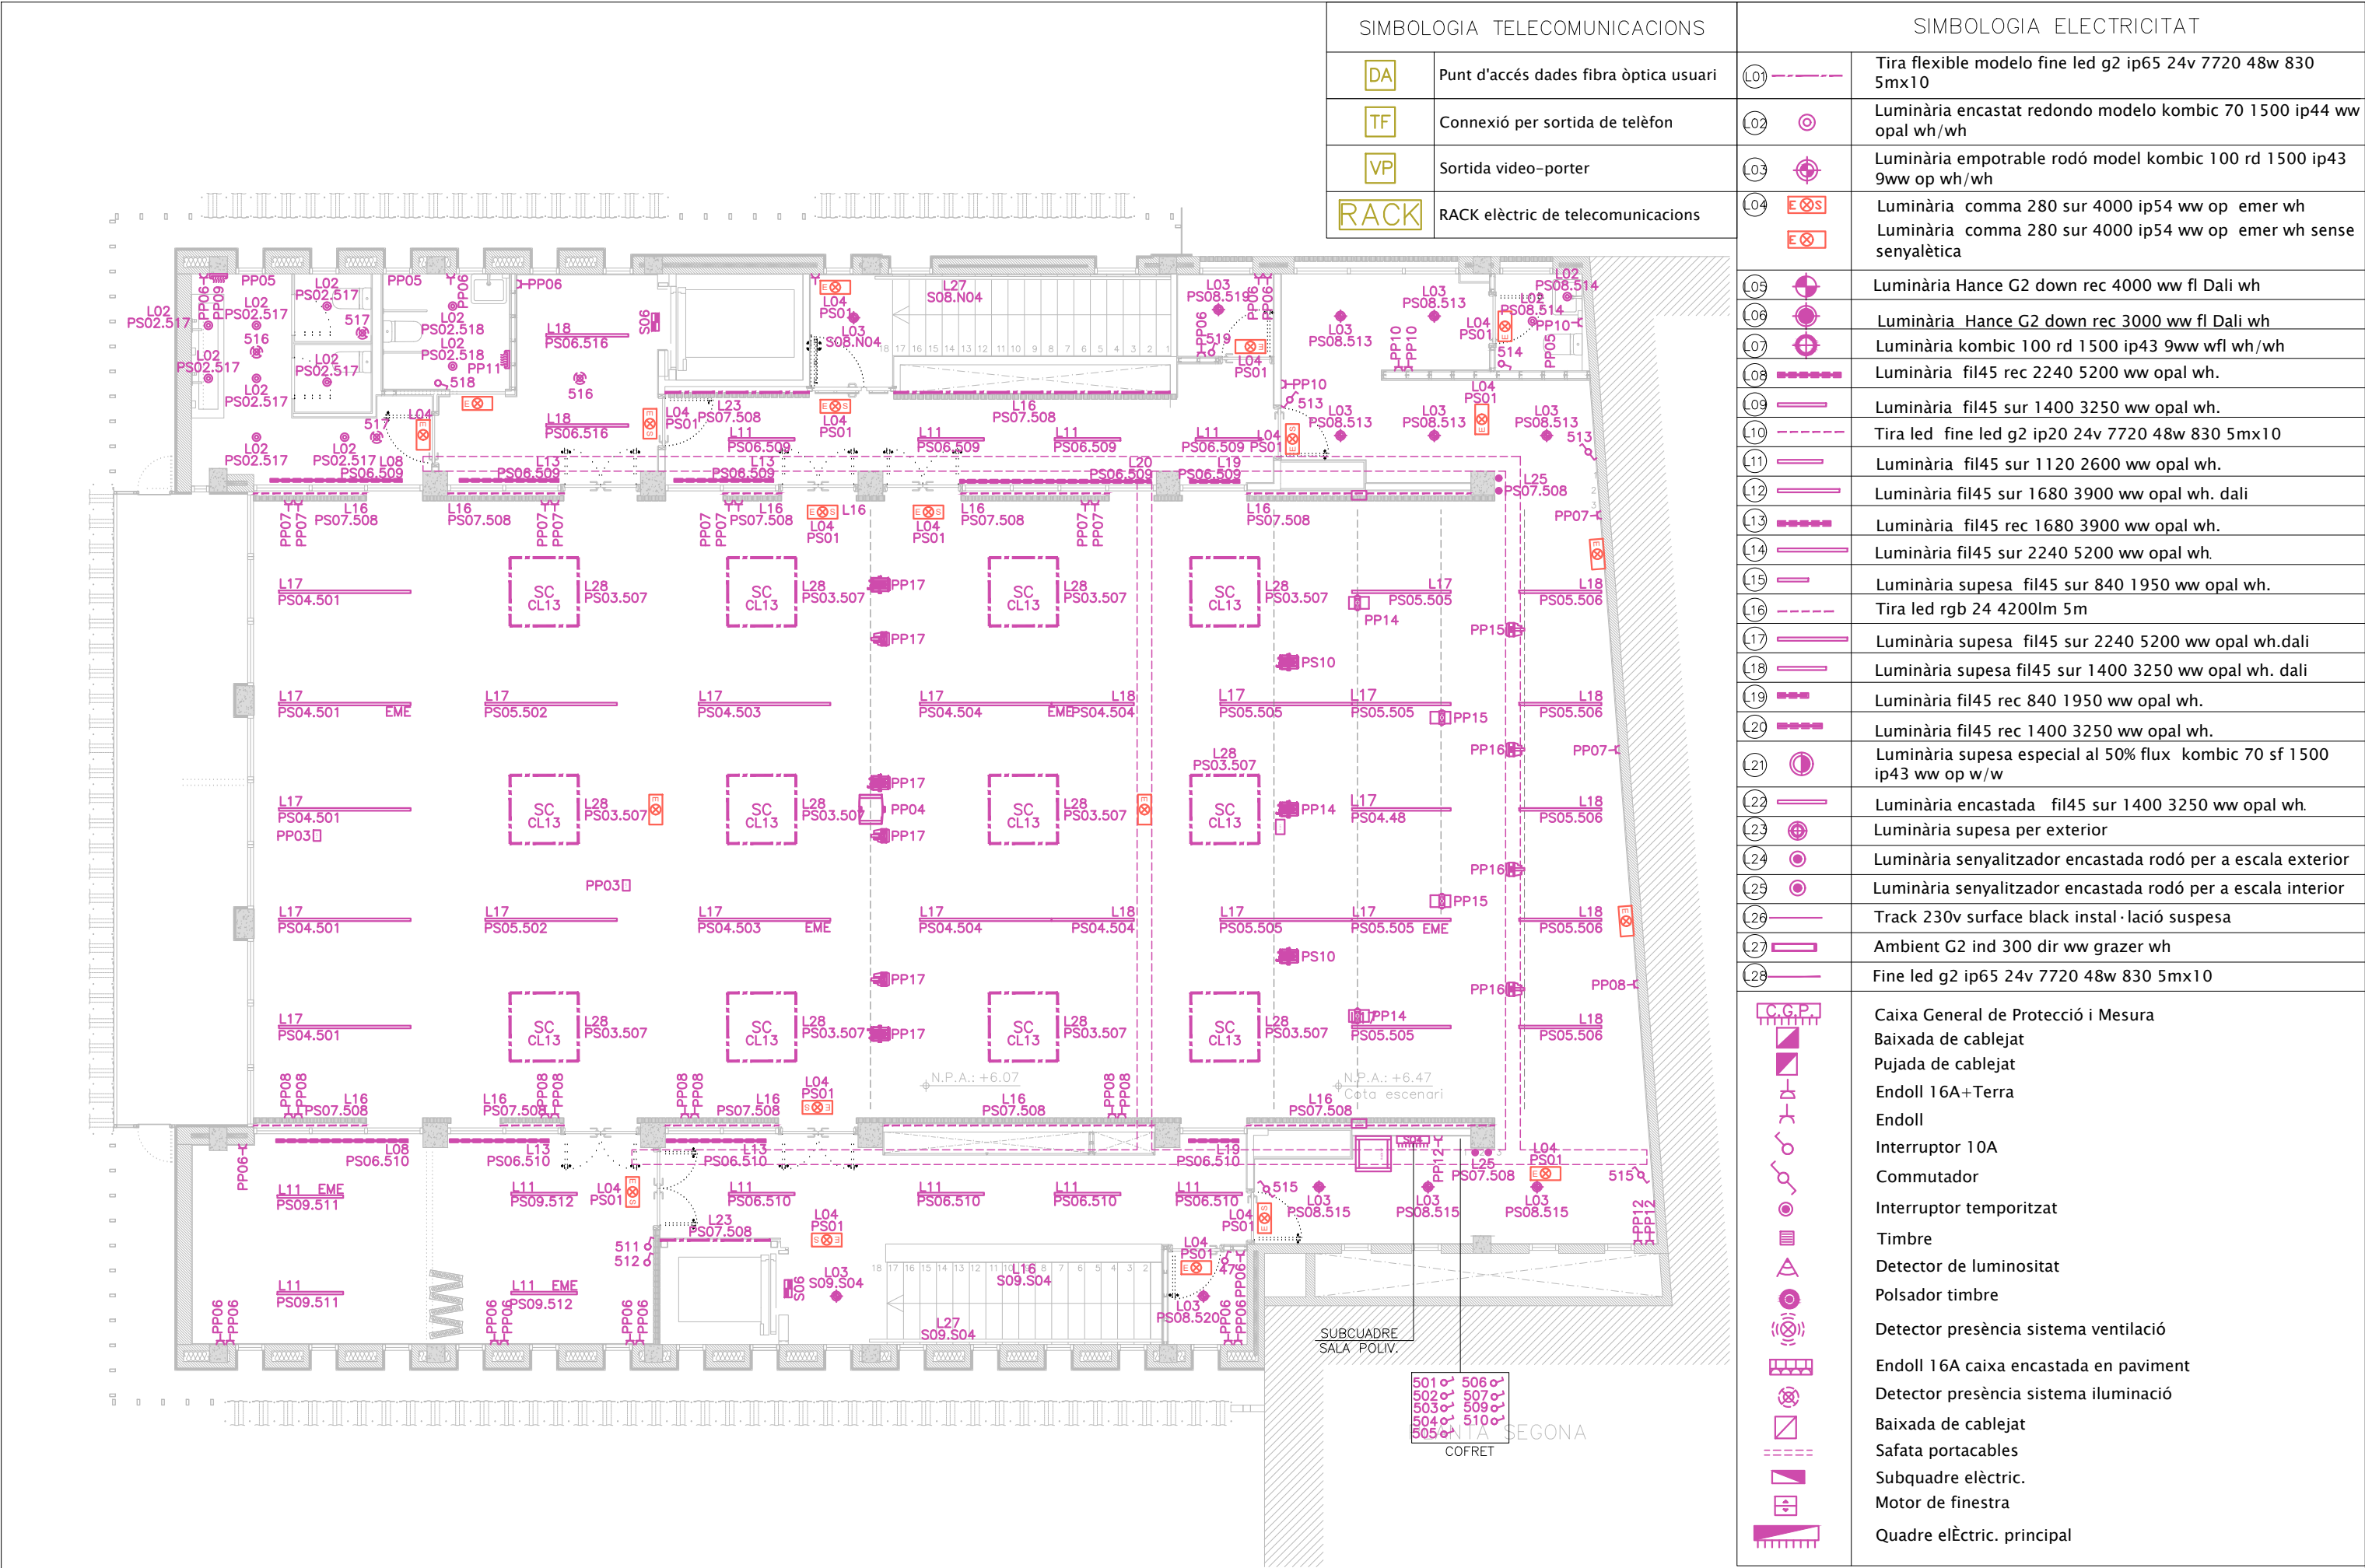


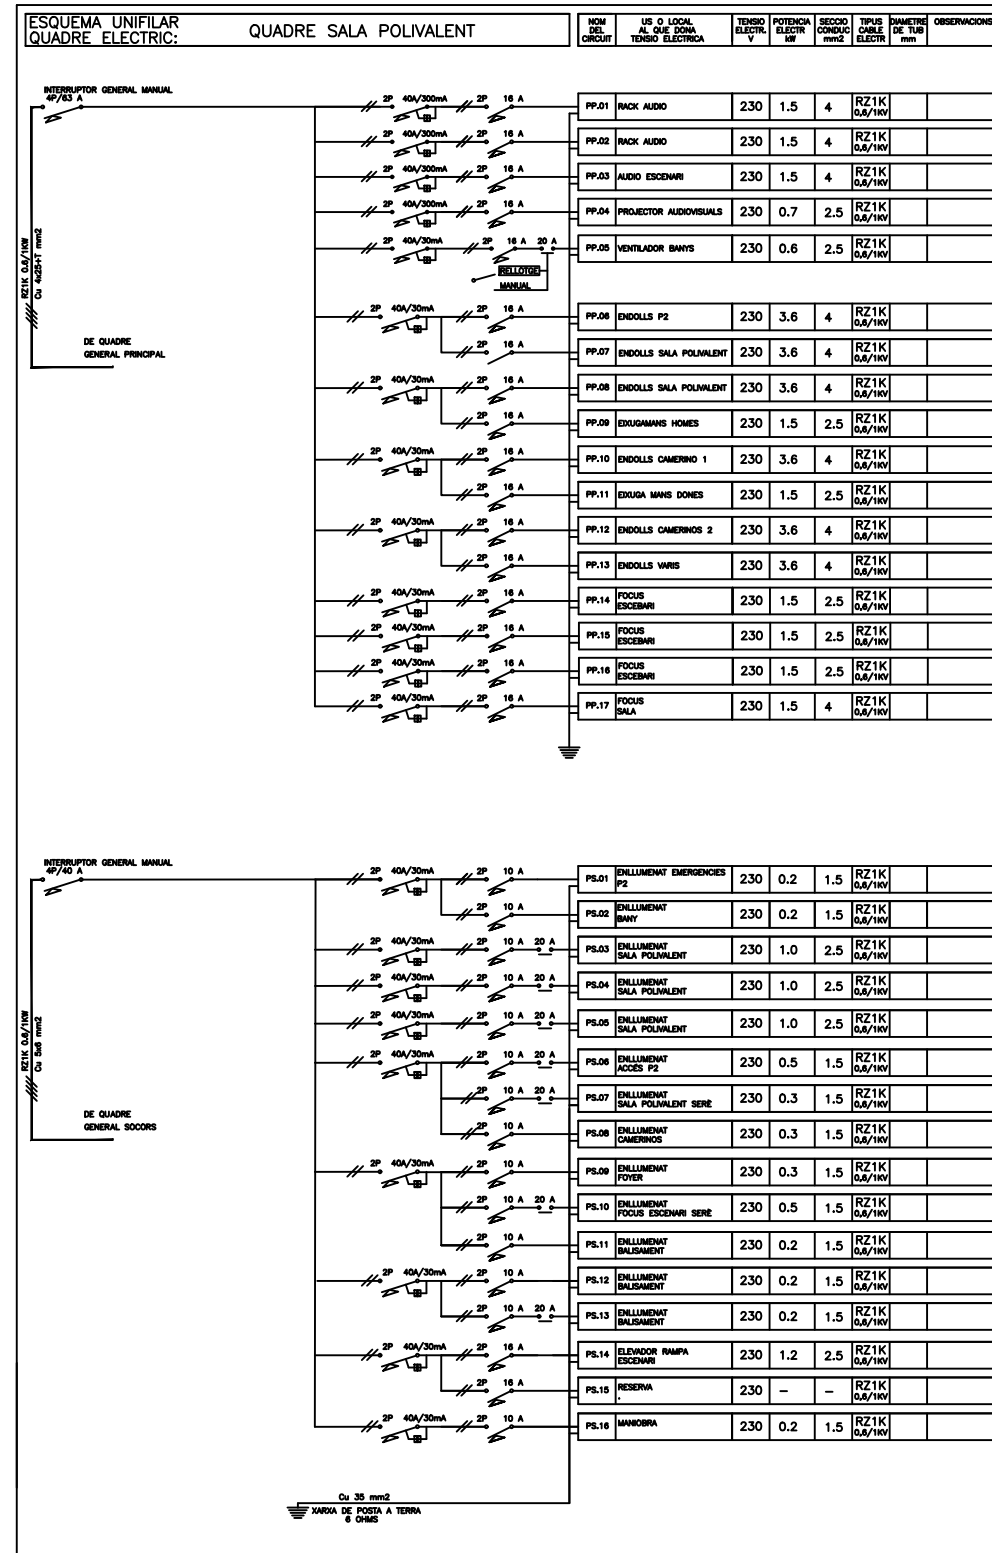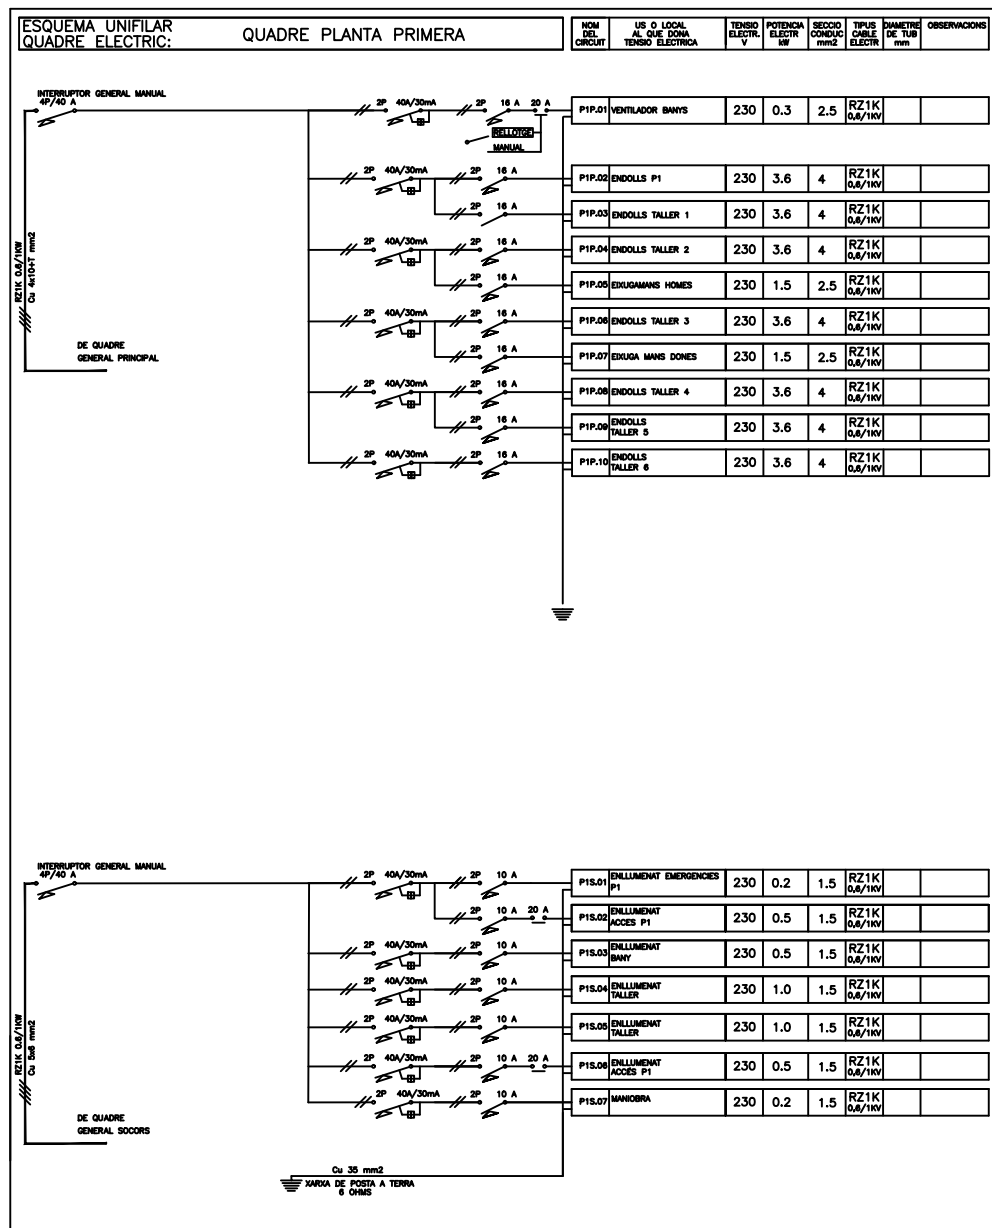

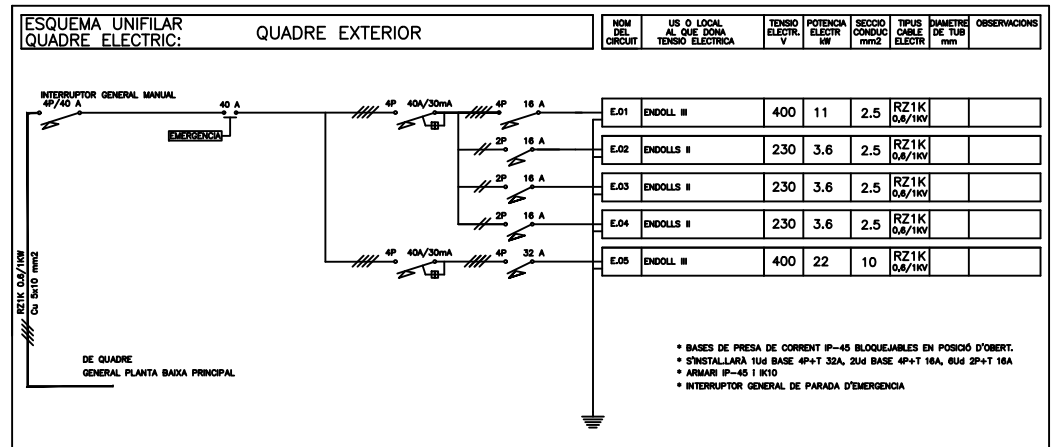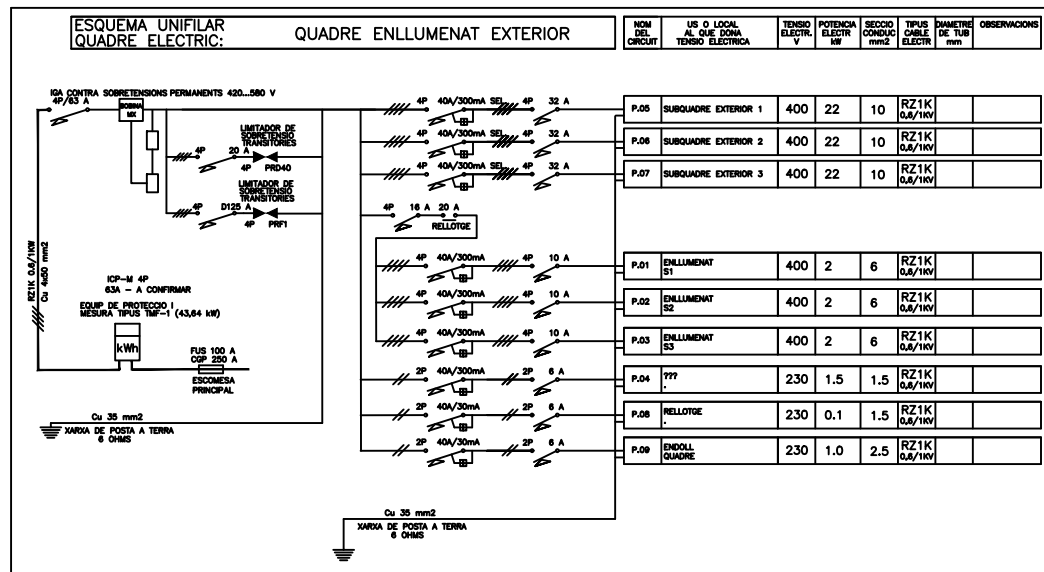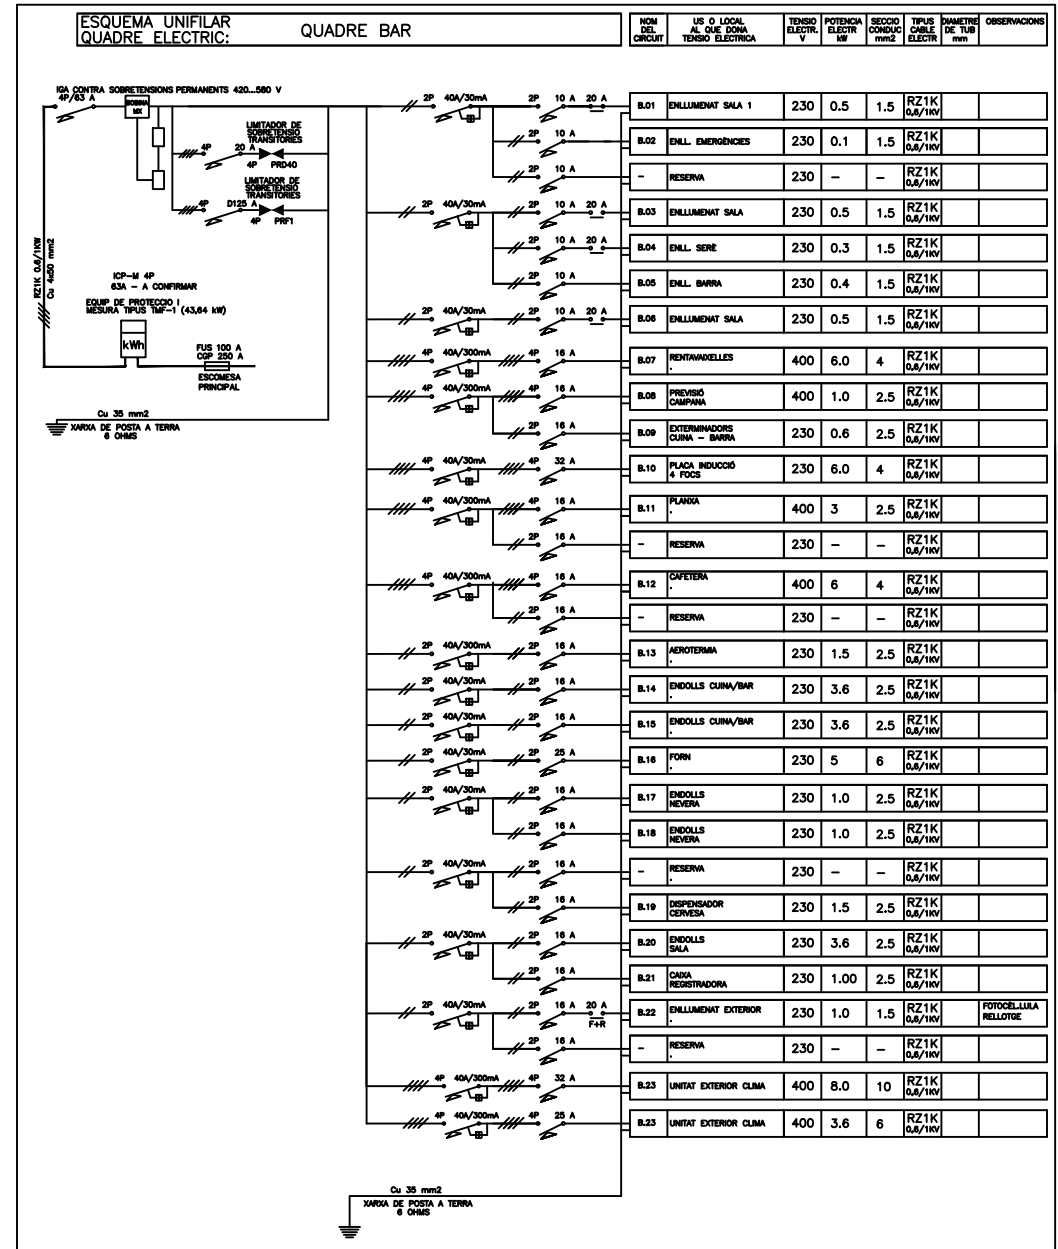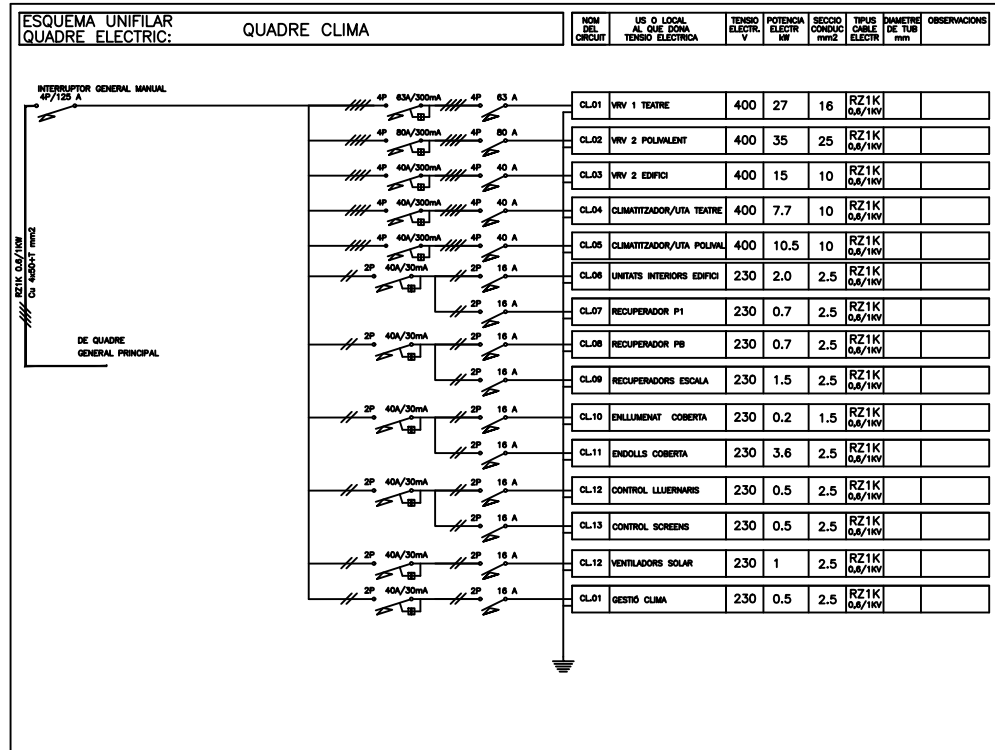

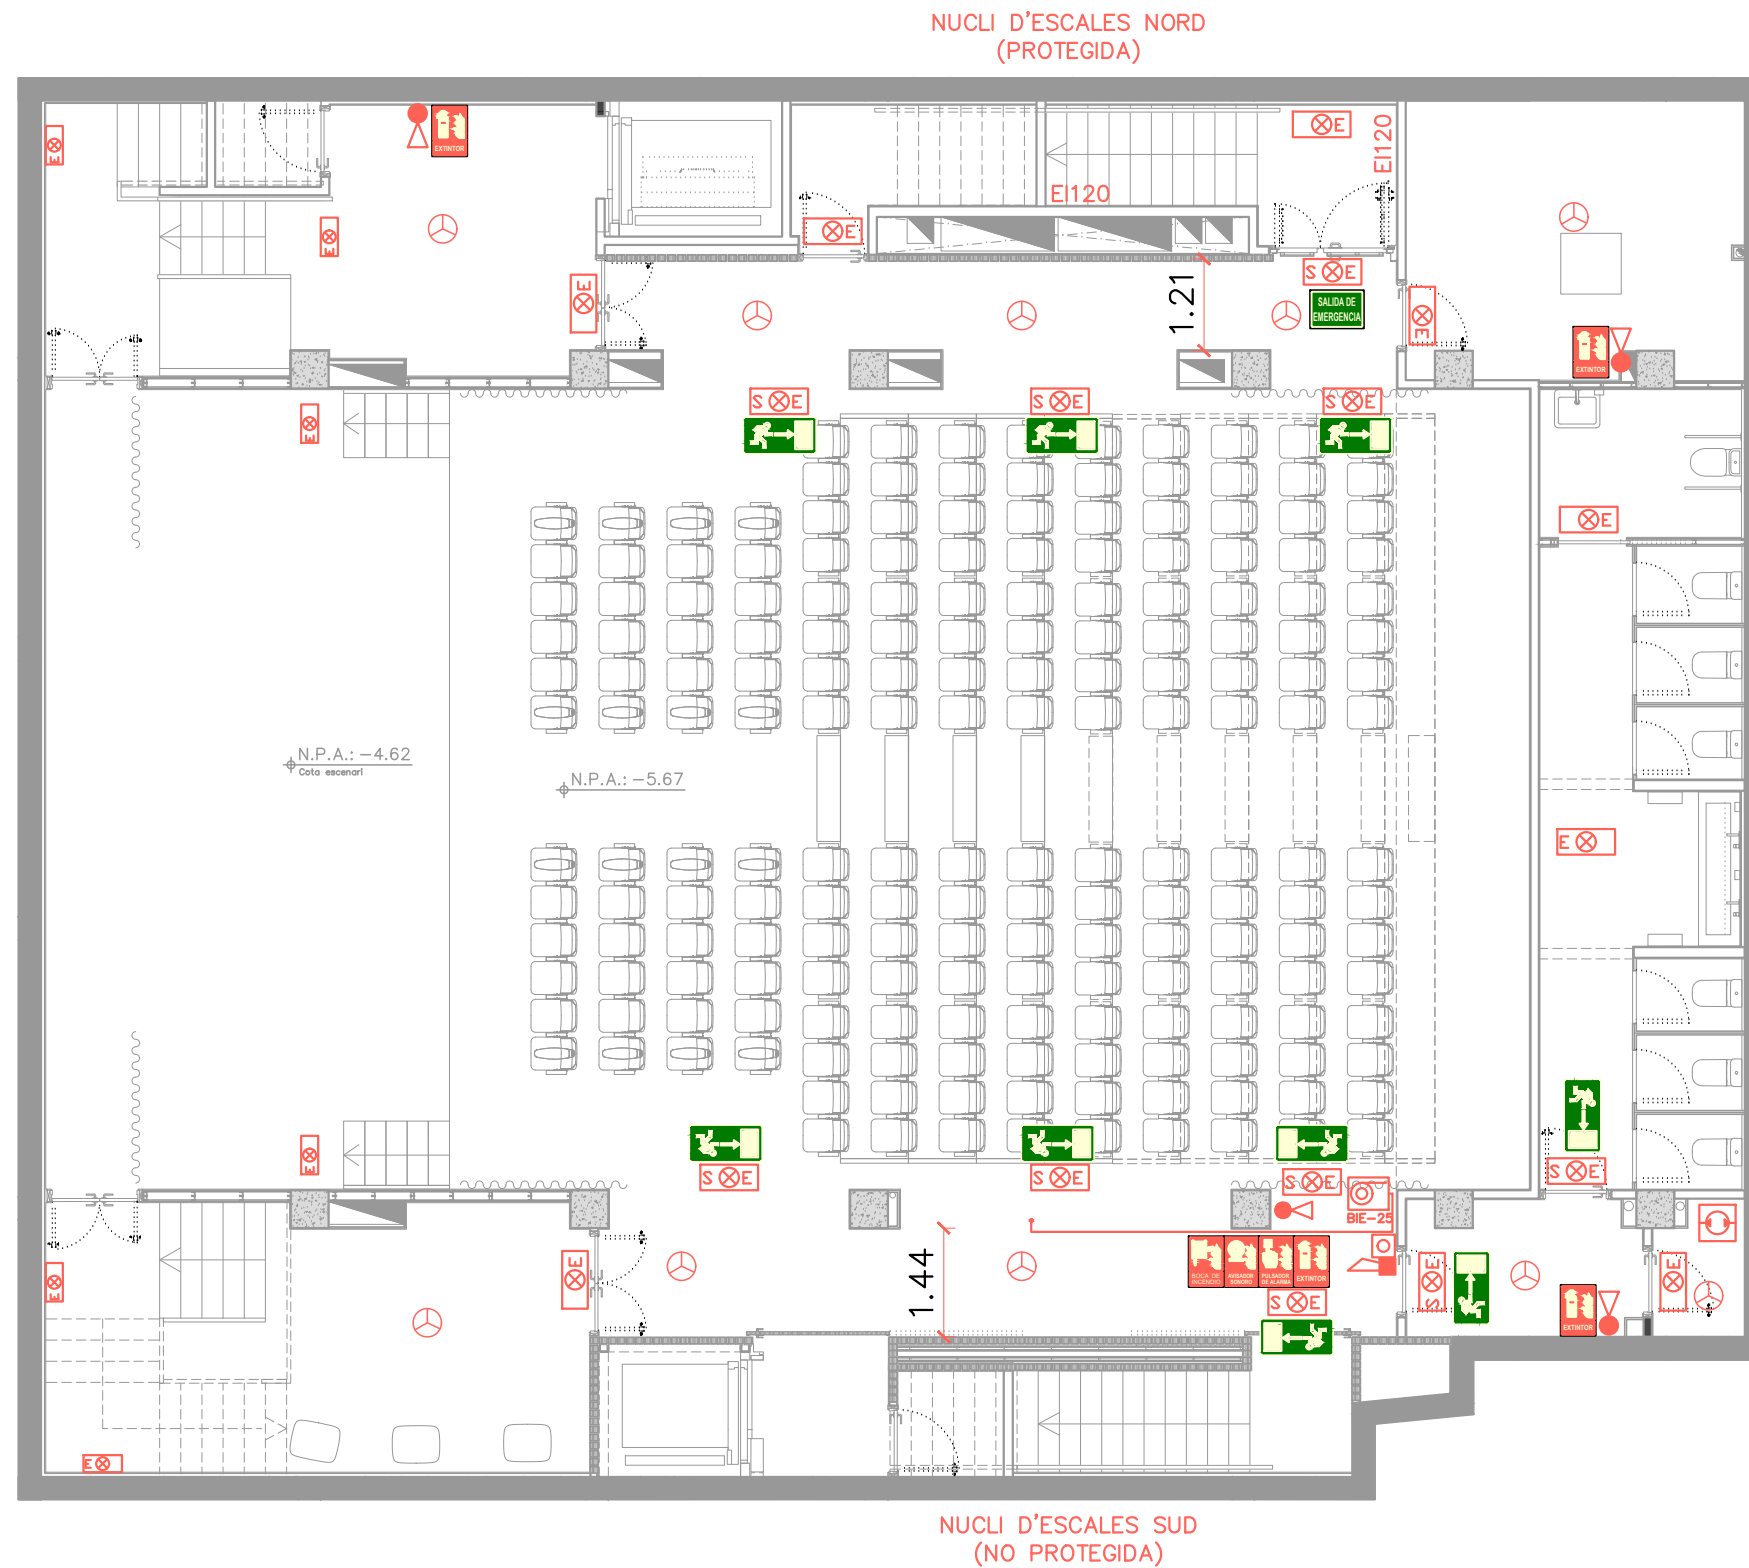


SIMBOLOGIA INCENDIS	
	Extintor de CO2
	Extintor de pols
	Centraleta de detecció i alarma
	Polsador d'alarma
	Enllumenat d'emergència
	BIE (Boca d'Incendis)
	Grup de pressió contra incendis
	Detector de fum
	Avisador sonor
	Enllumenat d'emergència
	
	
	Extintor Plàstic rígid, fotoluminiscent i alumini. Dimensions estàndard. Color: vermell R1 (pantone 185c) sobre fons blanc
	Fletxa direccional evacuació. Plàstic rígid, fotoluminiscent i alumini, dimensions estàndard. Color: verd R2 (pantone 376c) sobre fons blanc
	Polsador d'emergència. Plàstic rígid, fotoluminiscent i alumini, dimensions estàndard. Color: vermell R1 (pantone 185c) sobre fons blanc
	Avisador sonor. Plàstic rígid, fotoluminiscent i alumini. Dimensions estàndard. Color: vermell R1 (pantone 185c) sobre fons blanc
	Boca d'Incendis. Plàstic rígid, fotoluminiscent i alumini. Dimensions estàndard. Color: vermell R1 (pantone 185c) sobre fons blanc

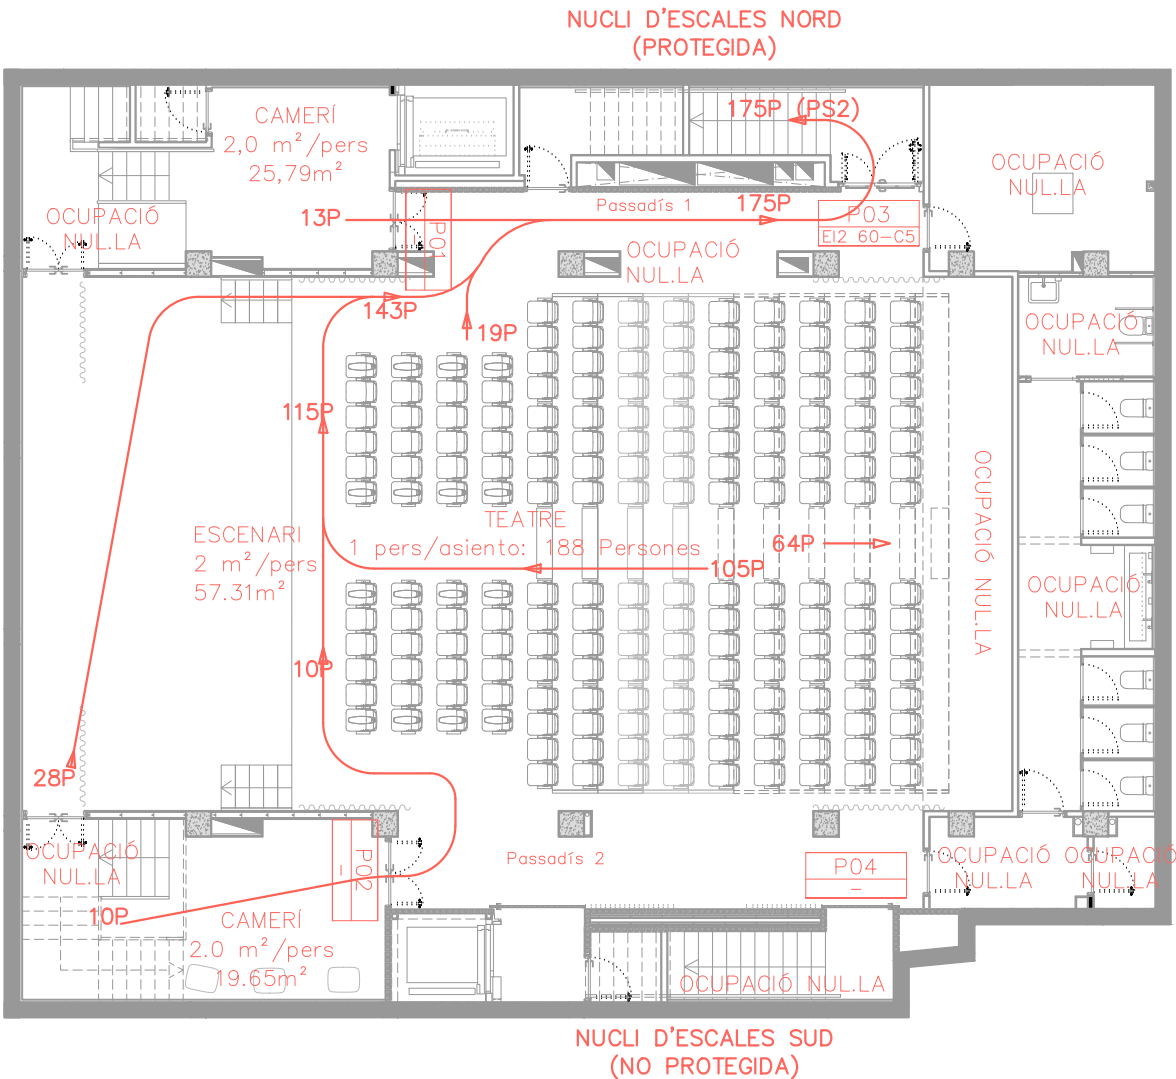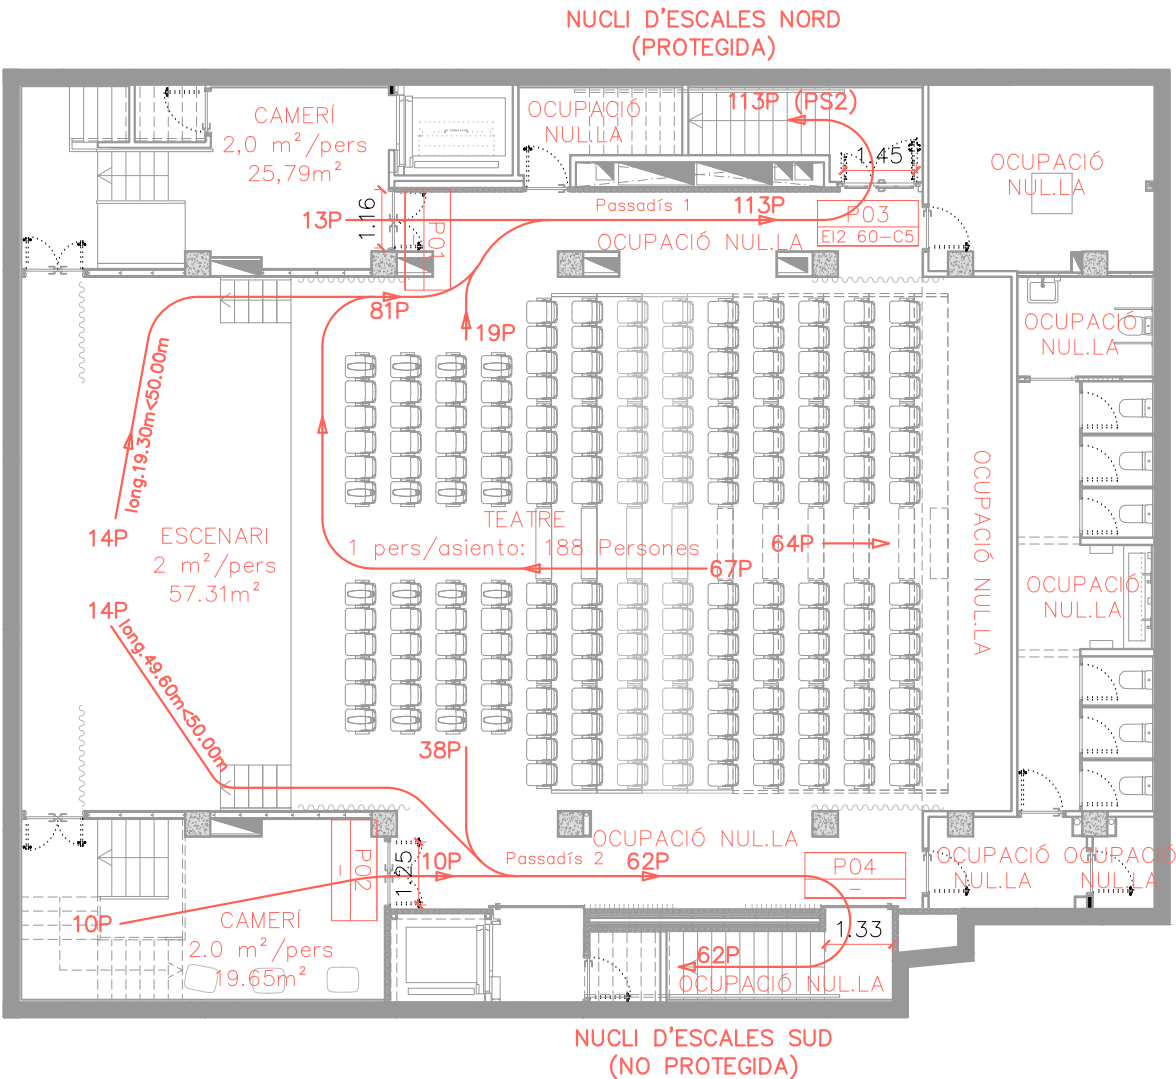


HIPÒTESI 1: EVACUACIÓ AMB ELS DOS NUCLIS D'ESCALA OPERATIUS

HIPÒTESI 2: EVACUACIÓ AMB EL NUCLI D'ESCALA SUD BLOQUEJAT


SIMBOLOGIA INCENDIS	
	Recorregut d'evacuació real

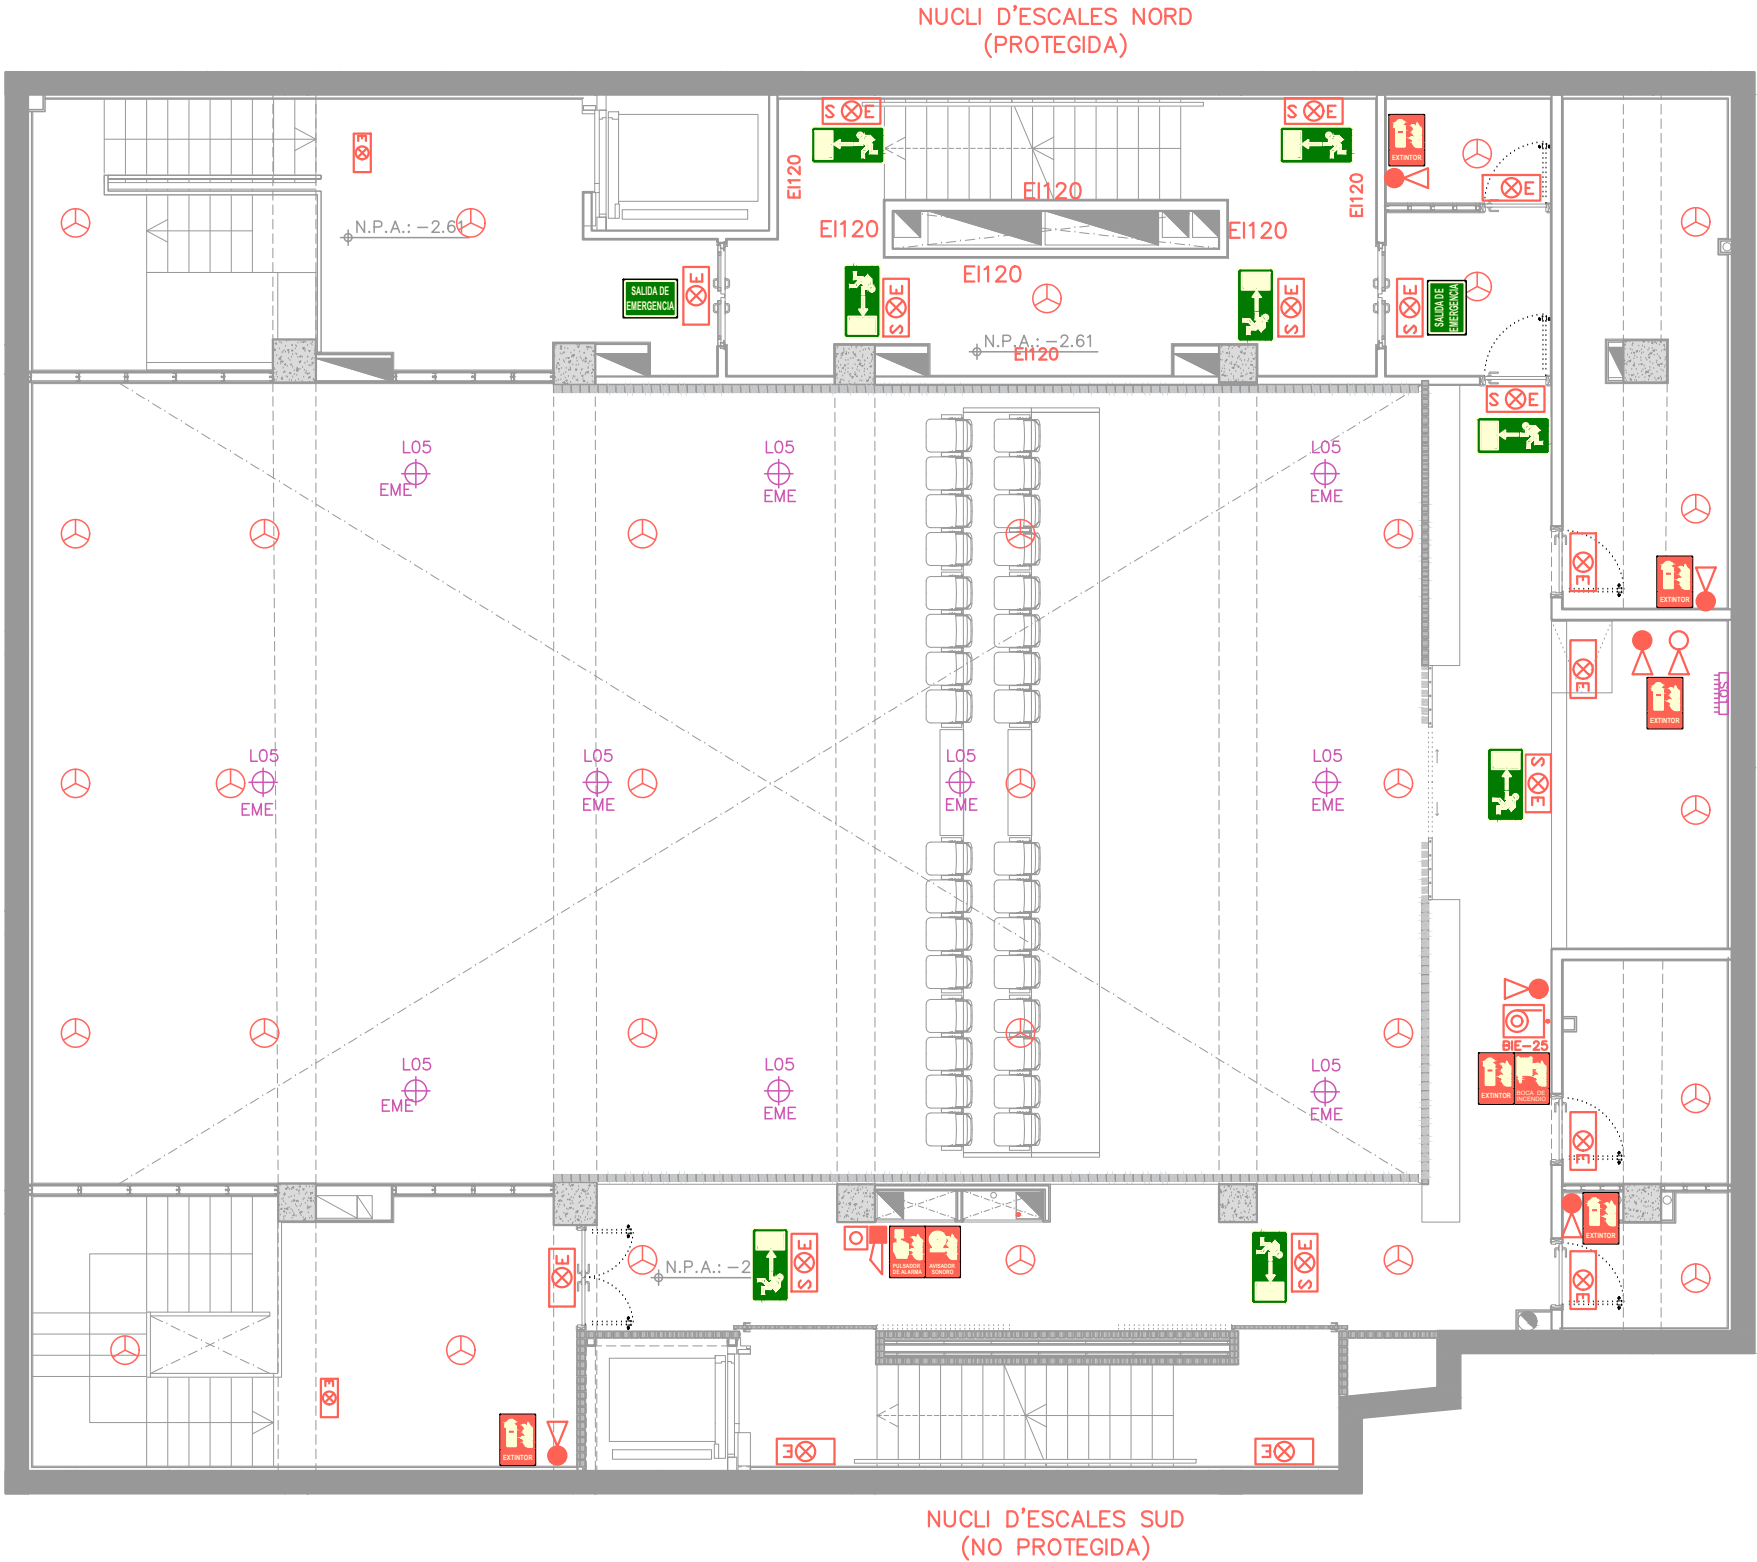

SIMBOLOGIA INCENDIS	
	Extintor de CO2
	Extintor de pols
	Centraleta de detecció i alarma
	Polsador d'alarma
	Enllumenat d'emergència
	BIE (Boca d'Incendis)
	Grup de pressió contra incendis
	Detector de fum
	Avisador sonor
	Enllumenat d'emergència
	Extintor Plàstic rígid, fotoluminiscent i alumini. Dimensions estàndard. Color: vermell R1 (pantone 185c) sobre fons blanc
	Fletxa direccional evacuació. Plàstic rígid, fotoluminiscent i alumini, dimensions estàndard. Color: verd R2 (pantone 376c) sobre fons blanc
	Pulsador d'emergència. Plàstic rígid, fotoluminiscent i alumini, dimensions estàndard. Color: vermell R1 (pantone 185c) sobre fons blanc
	Avisador sonor. Plàstic rígid, fotoluminiscent i alumini. Dimensions estàndard. Color: vermell R1 (pantone 185c) sobre fons blanc
	Boca d'Incendis. Plàstic rígid, fotoluminiscent i alumini. Dimensions estàndard. Color: vermell R1 (pantone 185c) sobre fons blanc

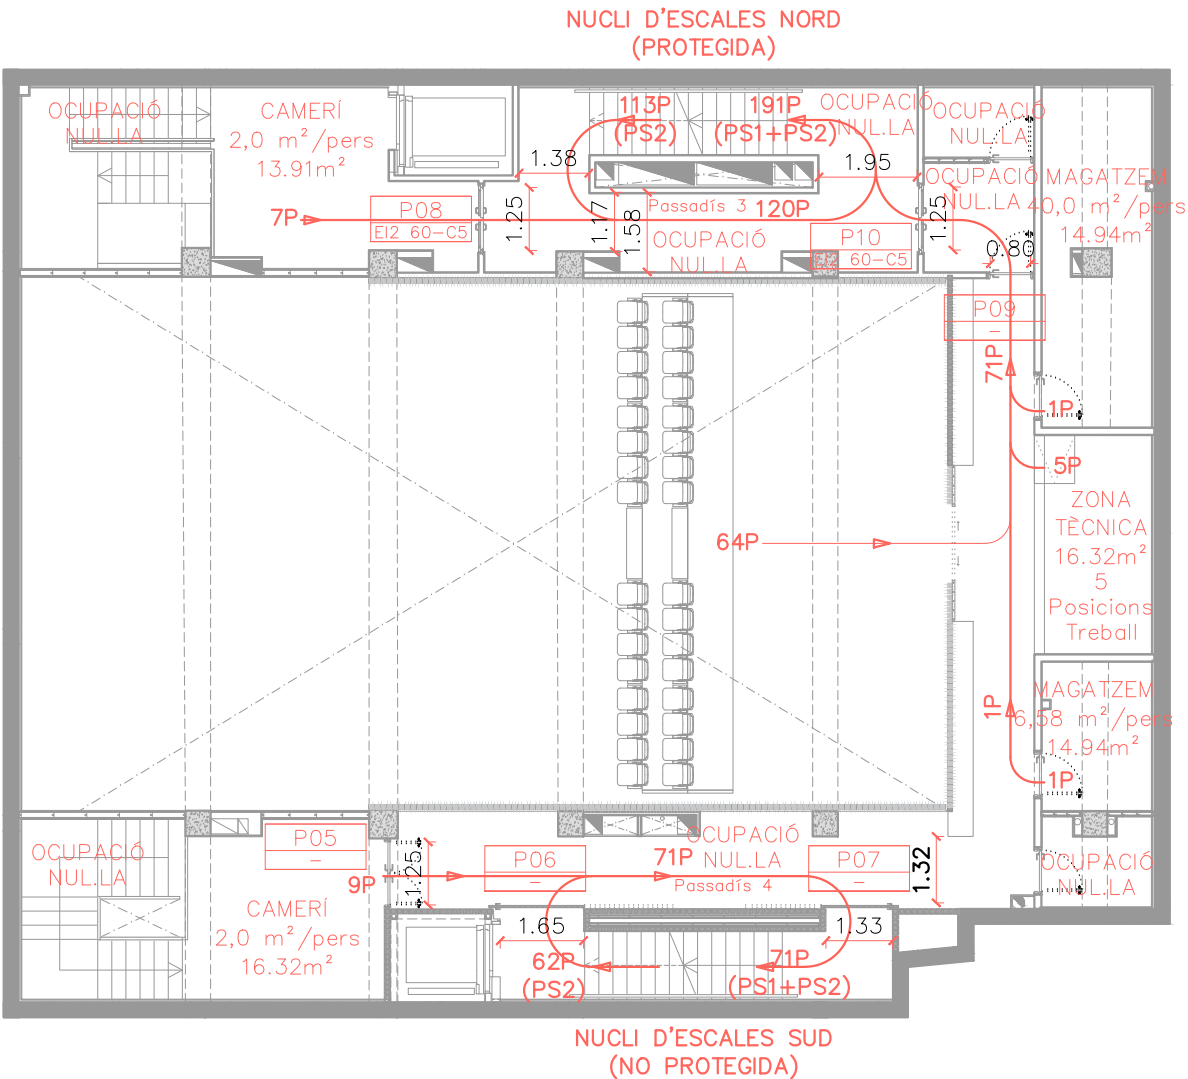


HIPÒTESI 1: EVACUACIÓ AMB ELS DOS NUCLIS D'ESCALA OPERATIUS


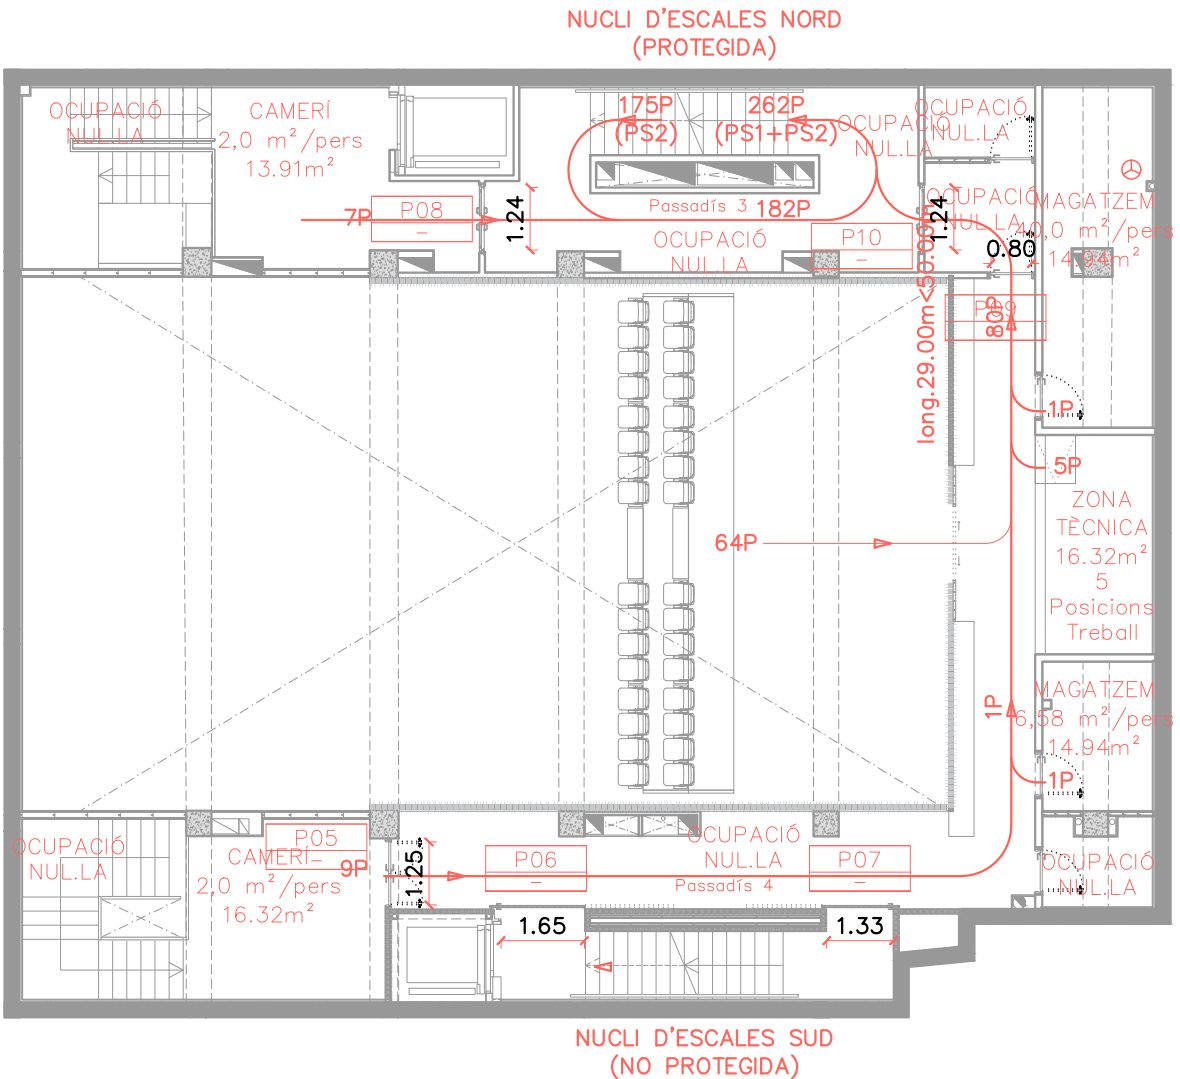


HIPÒTESI 2: EVACUACIÓ AMB EL NUCLI D'ESCALA SUD BLOQUEJAT

SIMBOLOGIA INCENDIS	
	Recorregut d'evacuació real

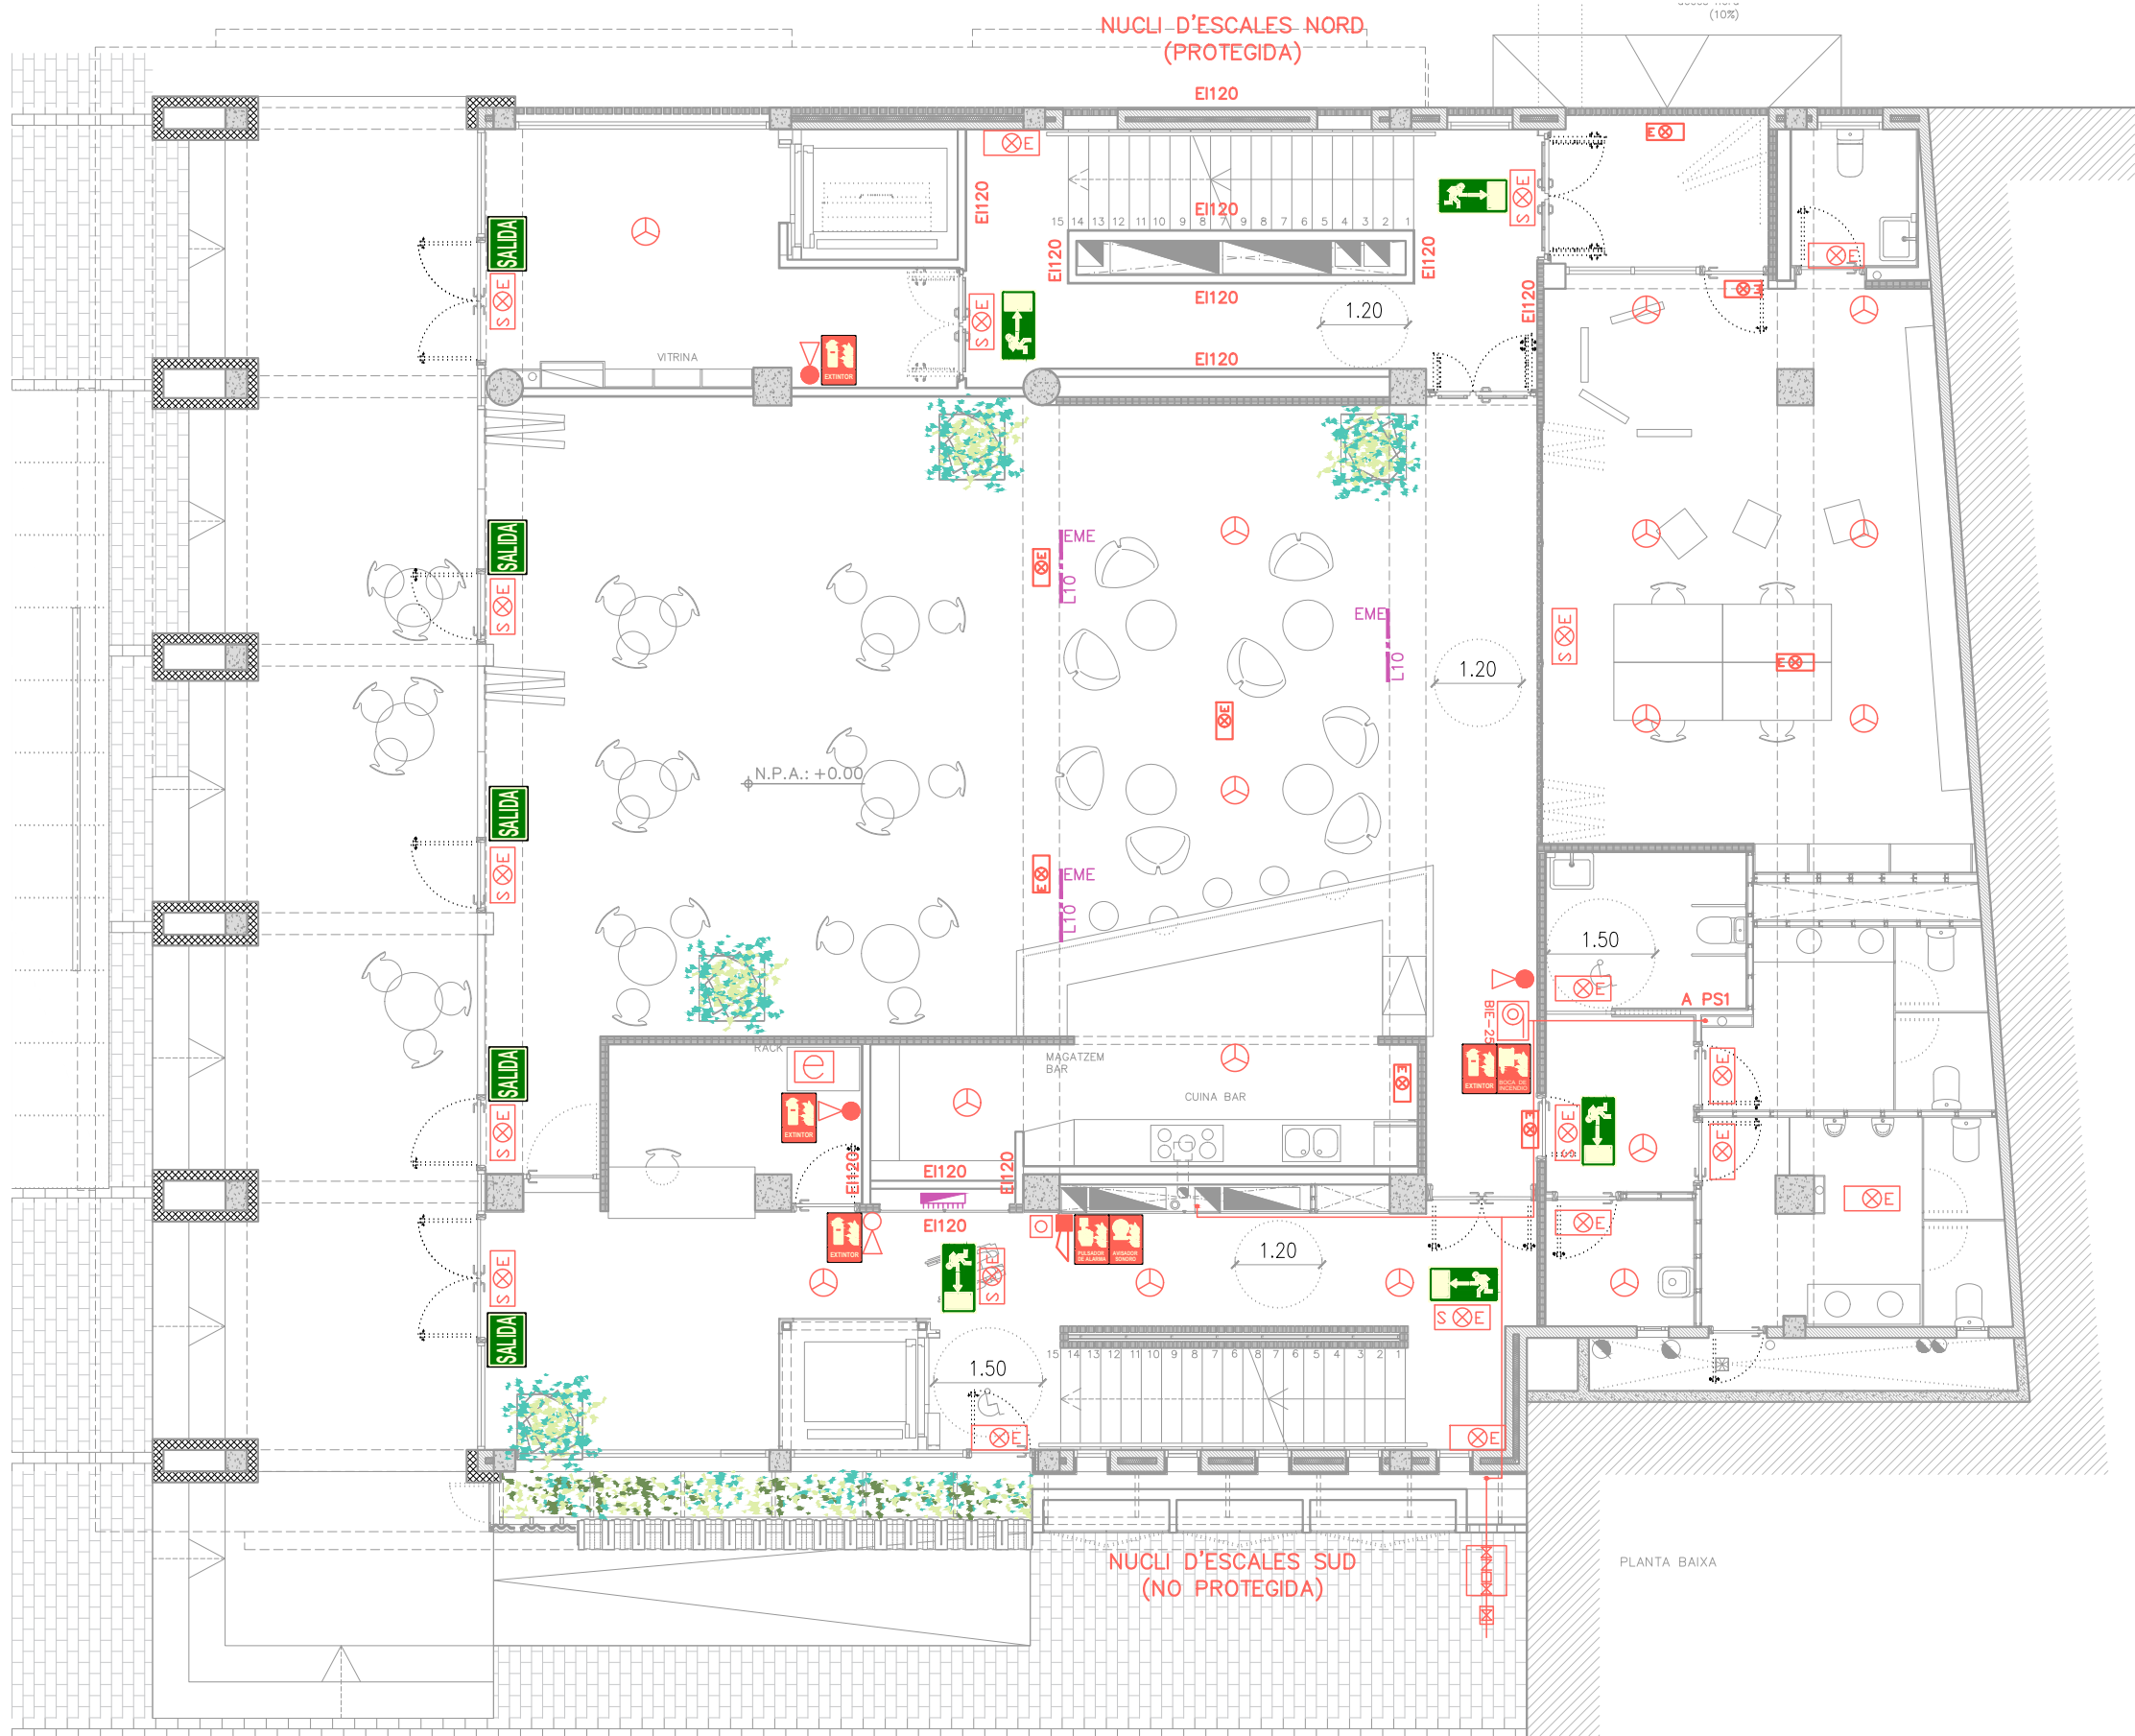


SIMBOLOGIA INCENDIS	
	Extintor de CO2
	Extintor de pols
	Centraleta de detecció i alarma
	Polsador d'alarma
	Enllumenat d'emergència
	BIE (Boca d'Incendis)
	Grup de pressió contra incendis
	Detector de fum
	Avisador sonor
	Enllumenat d'emergència
	Extintor Plàstic rígid, fotoluminiscent i alumini. Dimensions estàndard. Color: vermell R1 (pantone 185c) sobre fons blanc
	Fletxa direccional evacuació. Plàstic rígid, fotoluminiscent i alumini, dimensions estàndard. Color: verd R2 (pantone 376c) sobre fons blanc
	Polsador d'emergència. Plàstic rígid, fotoluminiscent i alumini, dimensions estàndard. Color: vermell R1 (pantone 185c) sobre fons blanc
	Avisador sonor. Plàstic rígid, fotoluminiscent i alumini. Dimensions estàndard. Color: vermell R1 (pantone 185c) sobre fons blanc
	Boca d'Incendis. Plàstic rígid, fotoluminiscent i alumini. Dimensions estàndard. Color: vermell R1 (pantone 185c) sobre fons blanc

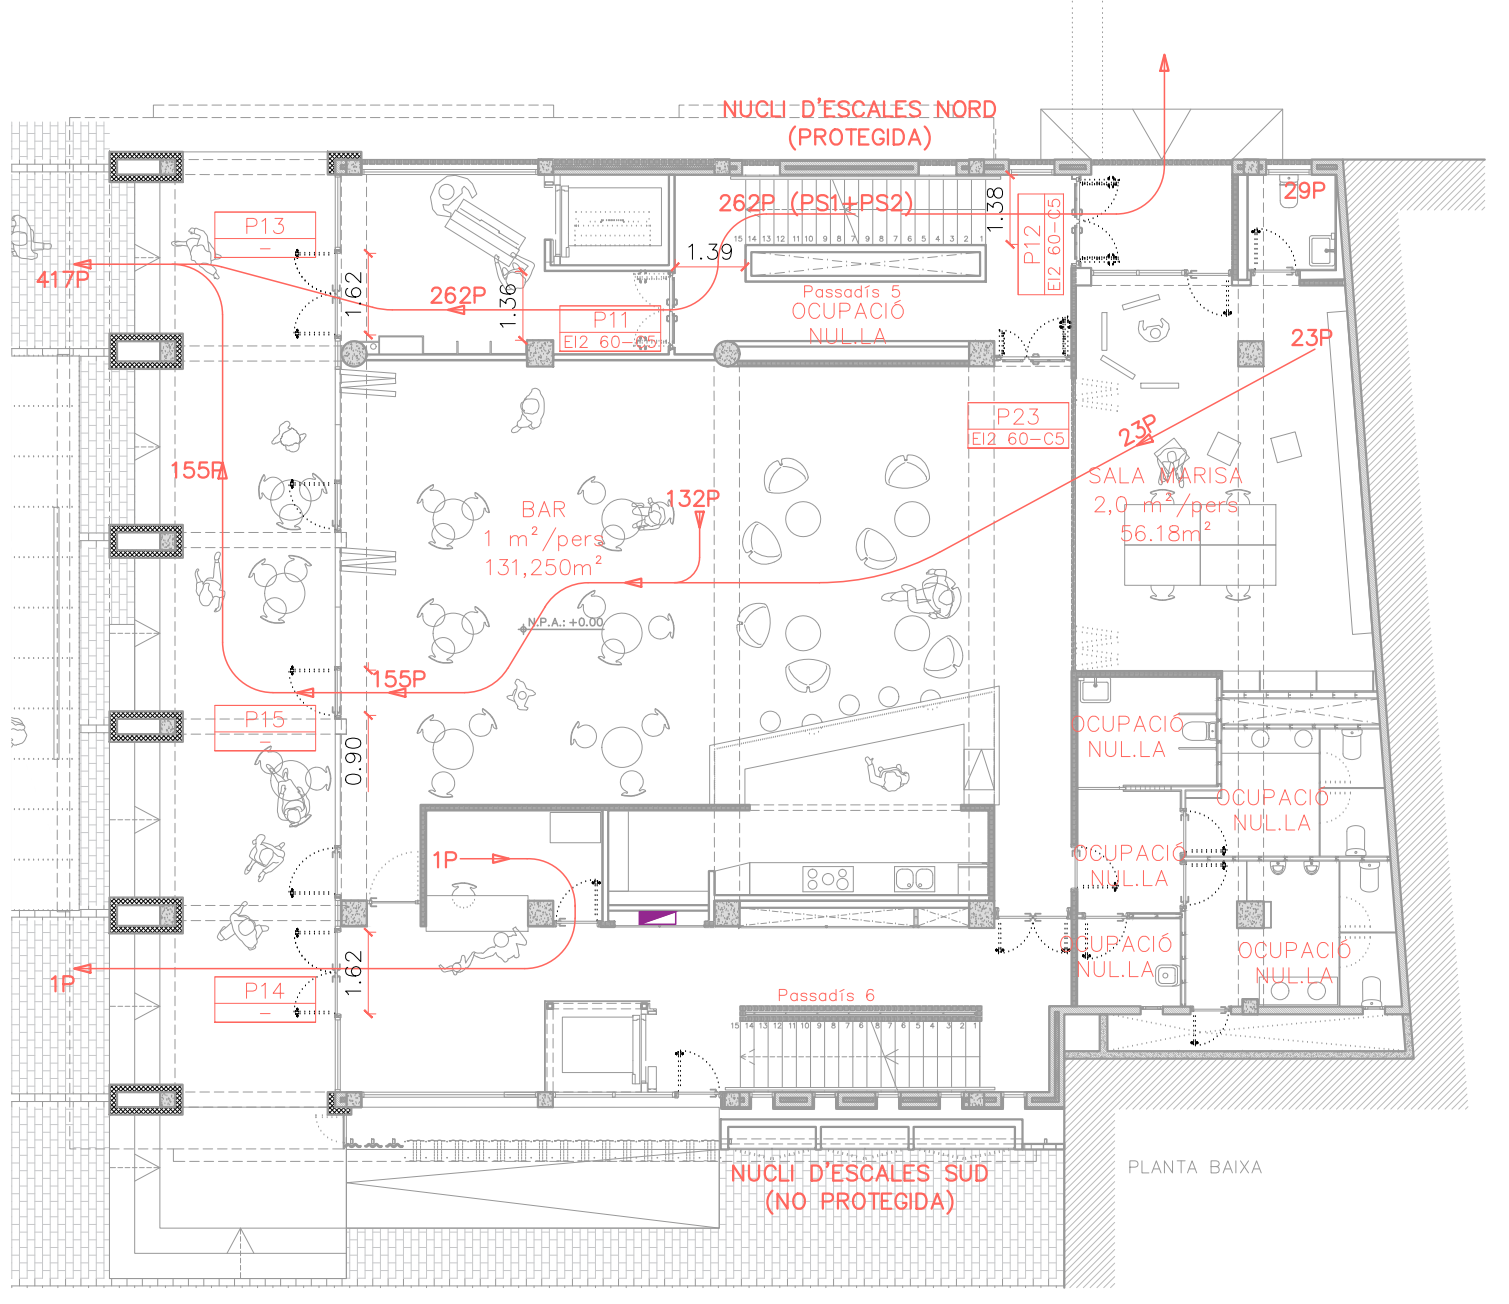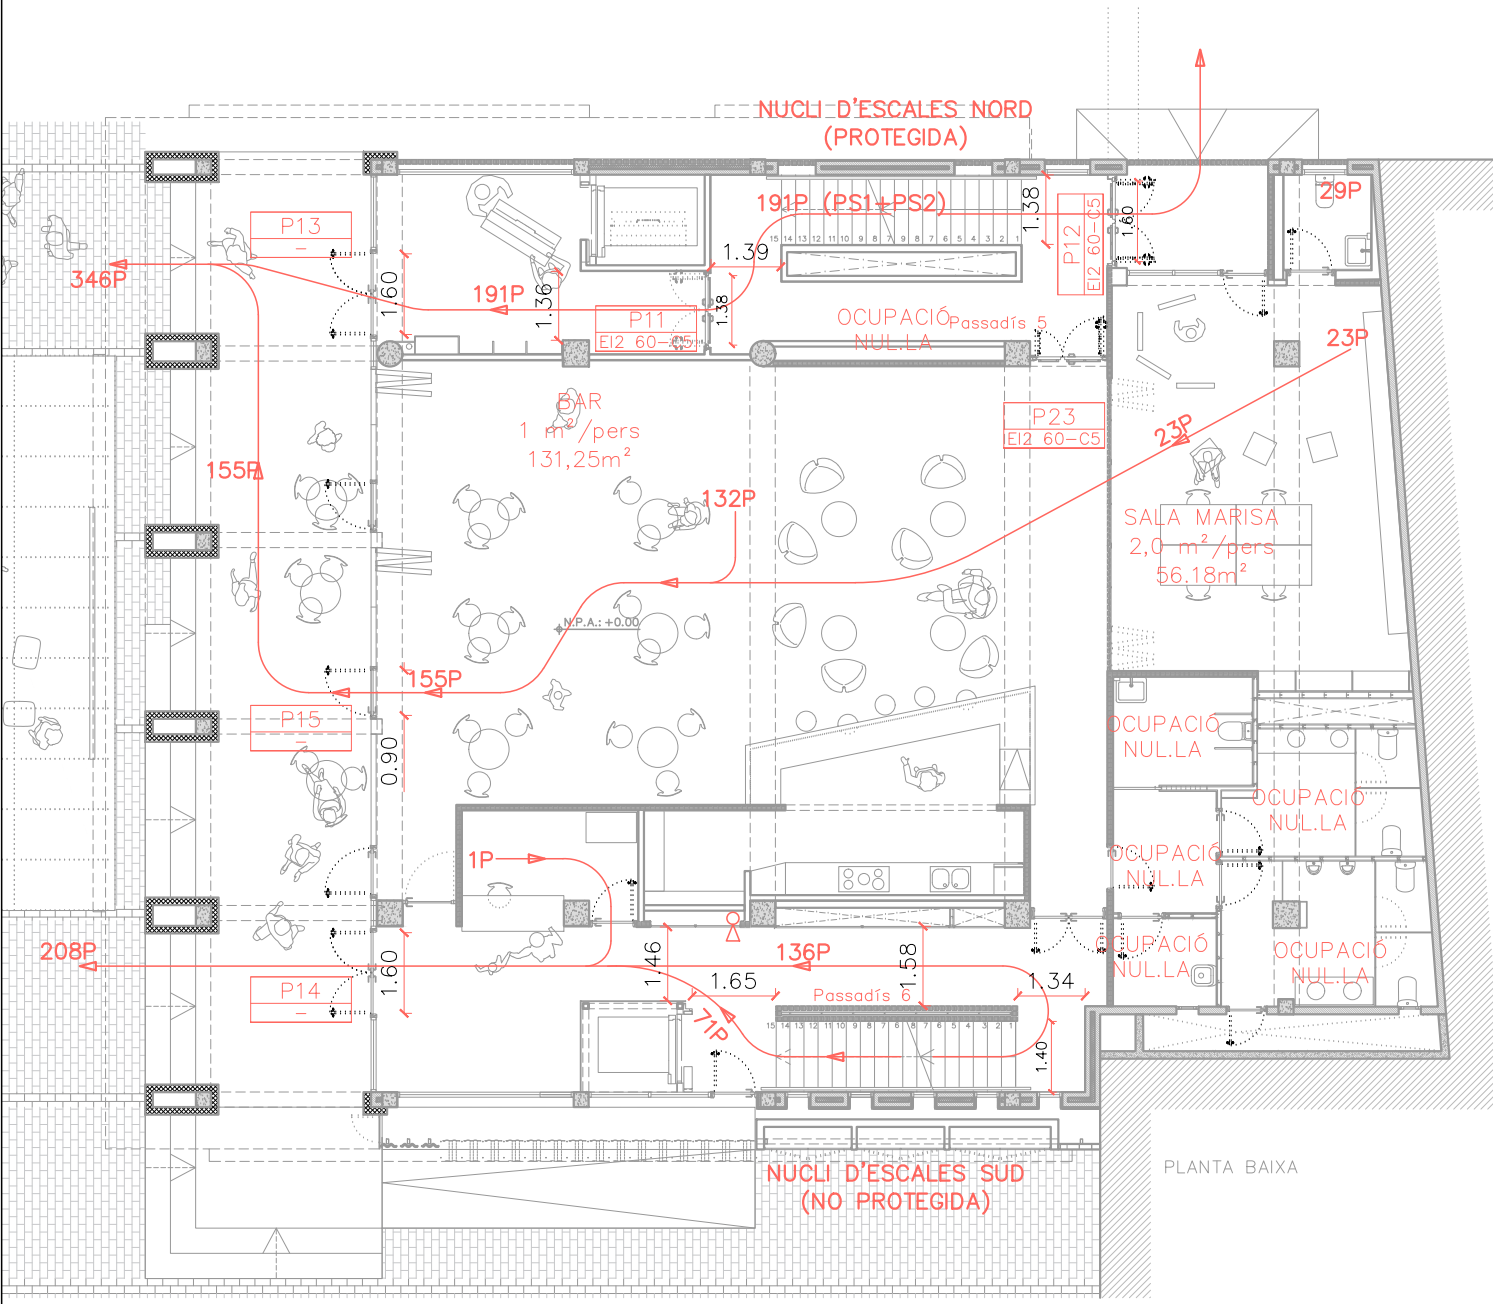

HIPÒTESI 1: EVACUACIÓ AMB ELS DOS NUCLIS D'ESCALA OPERATIUS

HIPÒTESI 2: EVACUACIÓ AMB EL NUCLI D'ESCALA SUD BLOQUEJAT

SIMBOLOGIA INCENDIS	
	Recorregut d'evacuació real

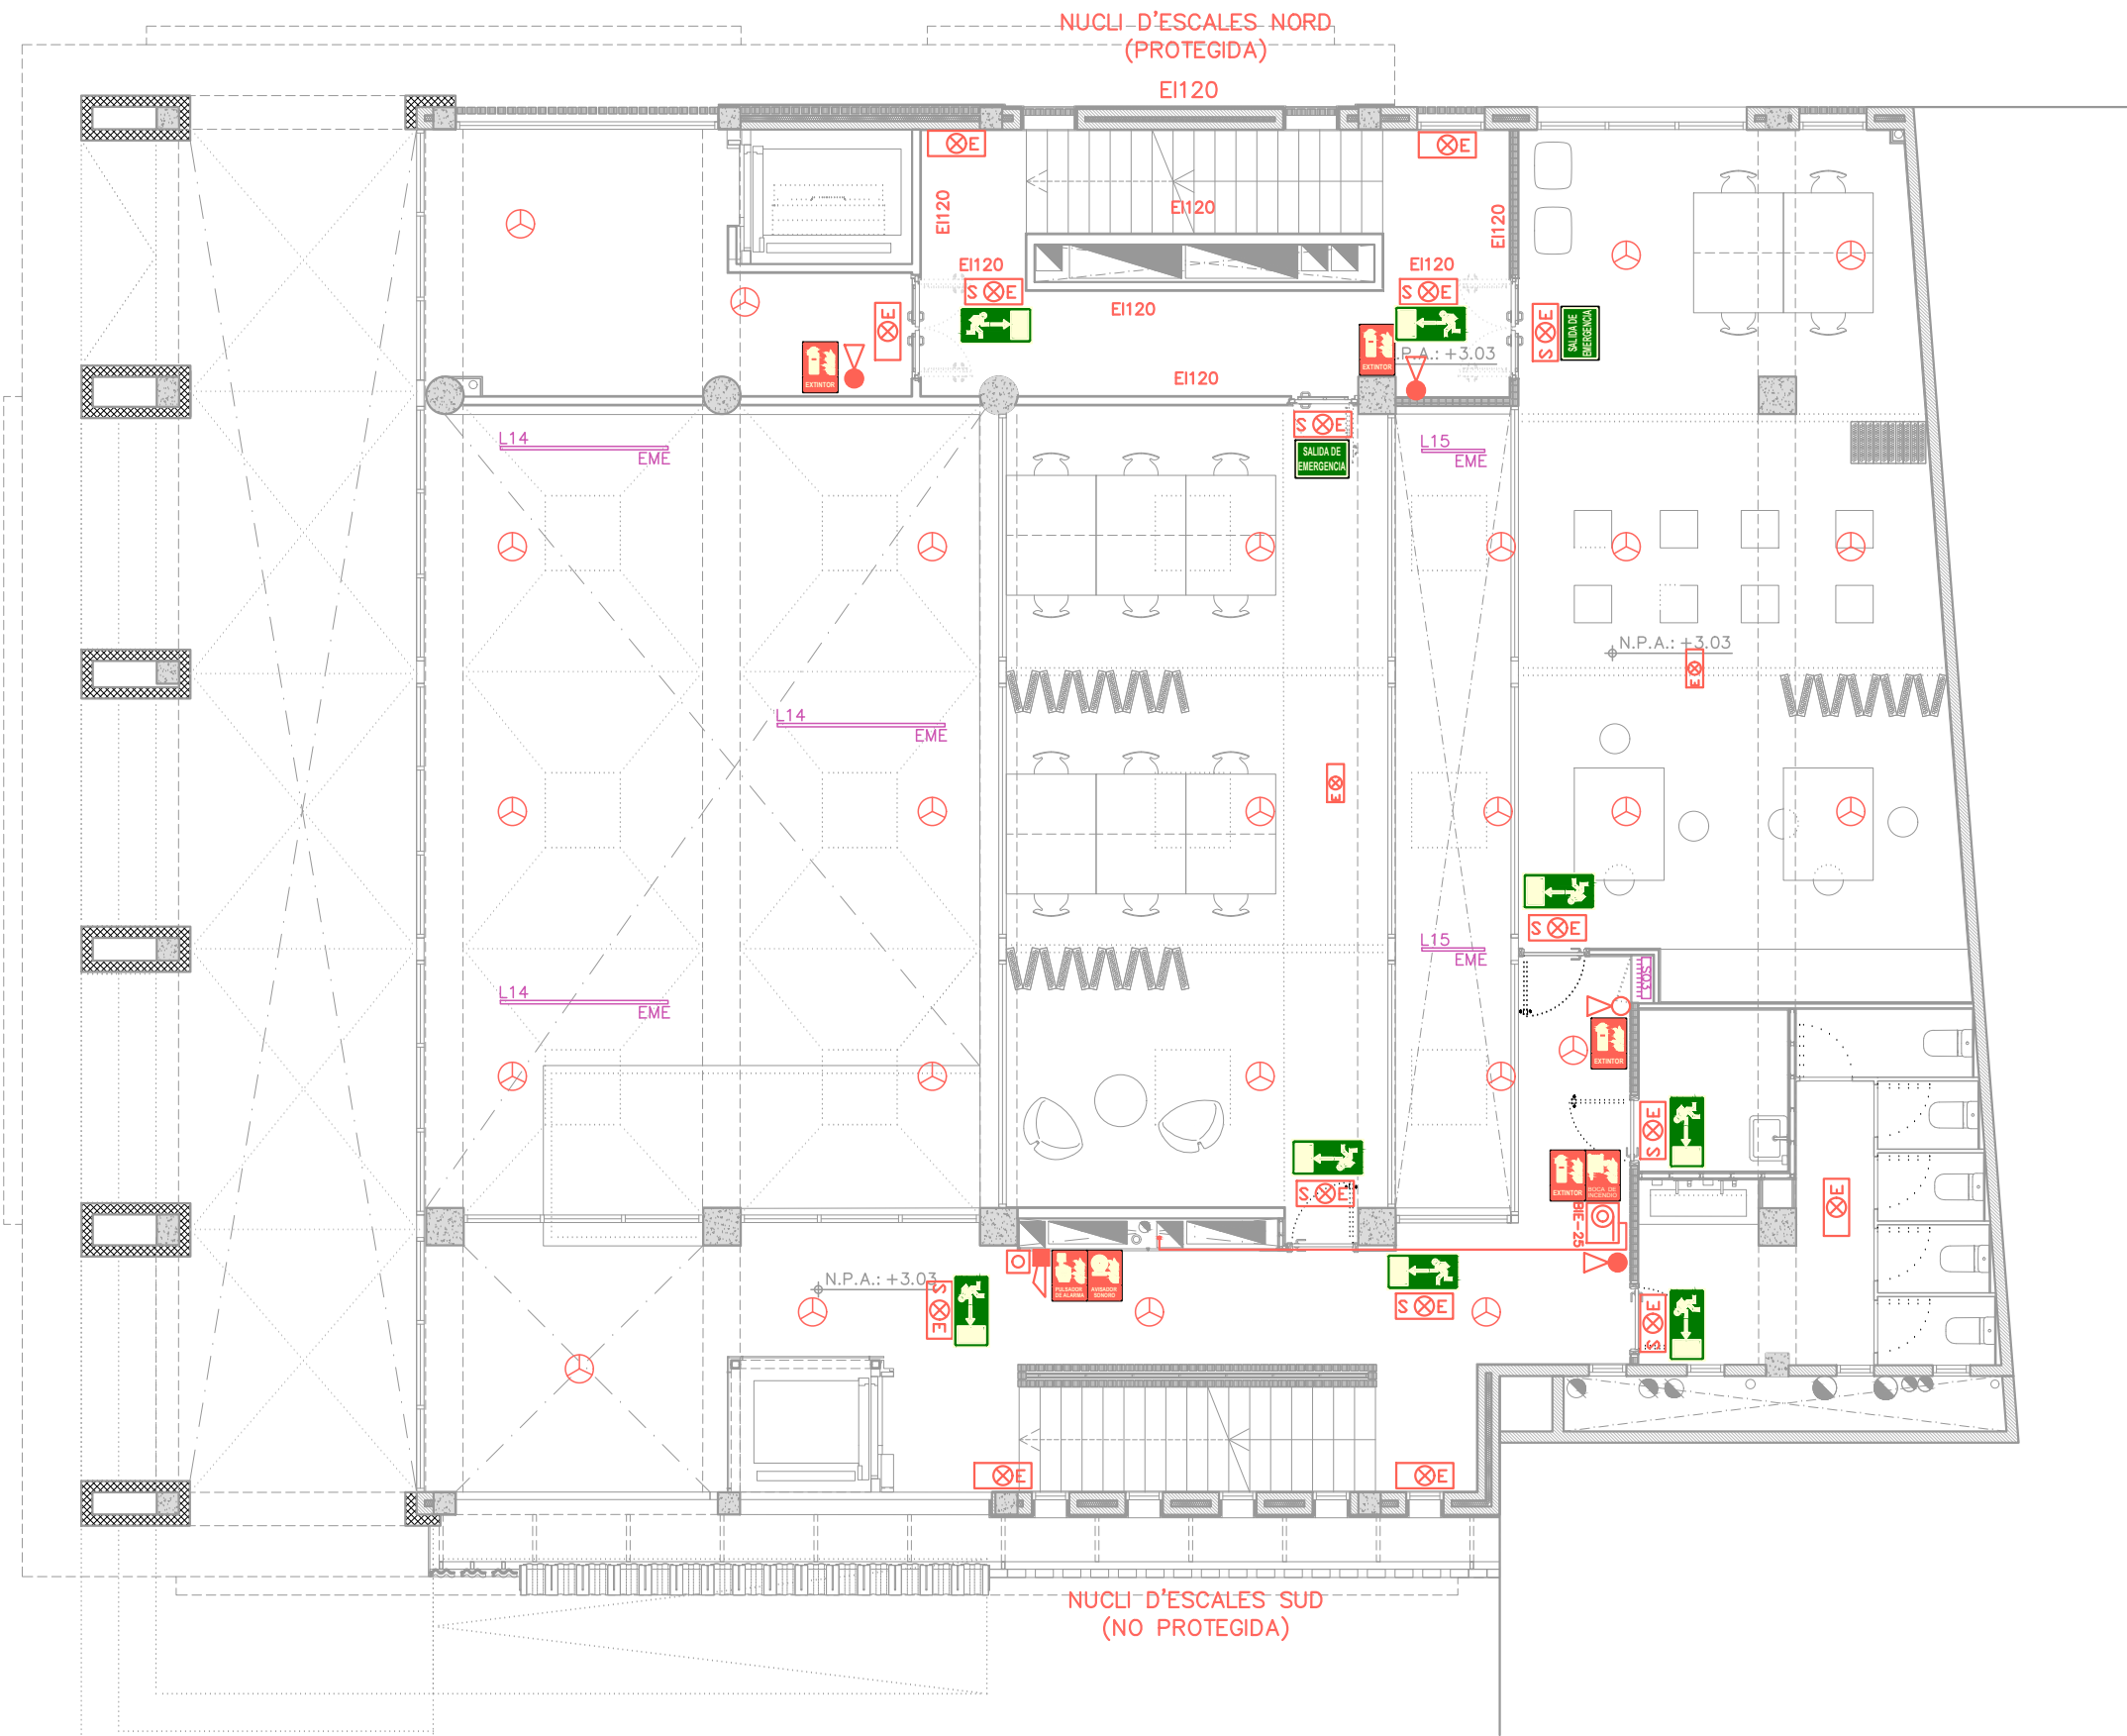

SIMBOLOGIA INCENDIS	
	Extintor de CO2
	Extintor de pols
	Centraleta de detecció i alarma
	Polsador d'alarma
	Enllumenat d'emergència
	BIE (Boca d'Incendis)
	Grup de pressió contra incendis
	Detector de fum
	Avisador sonor
	Enllumenat d'emergència
	Extintor Plàstic rígid, fotoluminiscent i alumini. Dimensions estàndard. Color: vermell R1 (pantone 185c) sobre fons blanc
	Fletxa direccional evacuació. Plàstic rígid, fotoluminiscent i alumini, dimensions estàndard. Color: verd R2 (pantone 376c) sobre fons blanc
	Pulsador d'emergència. Plàstic rígid, fotoluminiscent i alumini, dimensions estàndard. Color: vermell R1 (pantone 185c) sobre fons blanc
	Avisador sonor. Plàstic rígid, fotoluminiscent i alumini. Dimensions estàndard. Color: vermell R1 (pantone 185c) sobre fons blanc
	Boca d'Incendis. Plàstic rígid, fotoluminiscent i alumini. Dimensions estàndard. Color: vermell R1 (pantone 185c) sobre fons blanc

CLIENT



AUTOR PROJECTE
FOA
ARQUITECTURA

LITE - REHABILITACIÓ INTEGRAL DEL CASAL MUNICIPAL DE CUNIT.
ROA ARQUITECTURA HUB, S.L. Y MIQUEL LLOVERAS GUILA
Roger Oriols Gil
Joaquim Costa, 84
08206 - SABADELL (BCN)
T: (+34) 93 724 79 03
www.roaarquitectura.com



PROJECTE

REHABILITACIÓ INTEGRAL DEL
CASAL MUNICIPAL DE CUNIT
PROJECTE D'EXECUCIÓ


ESCALA
1/100
DIBUIXAT / COM.
B.C.C. / R.O.G.

ESCALA GRÀFICA
0m 1m 2m
E: 1/100
REFERÈNCIA
24004-CUN
FORMAT
A3




TÍTOL DEL PLANOL
SEGURETAT CONTRA INCENDIS
PLANTA PRIMERA
I35_EXE_24004-CUN_41_SCONTRAIN_P1.DWG

I35
MARÇ 2025


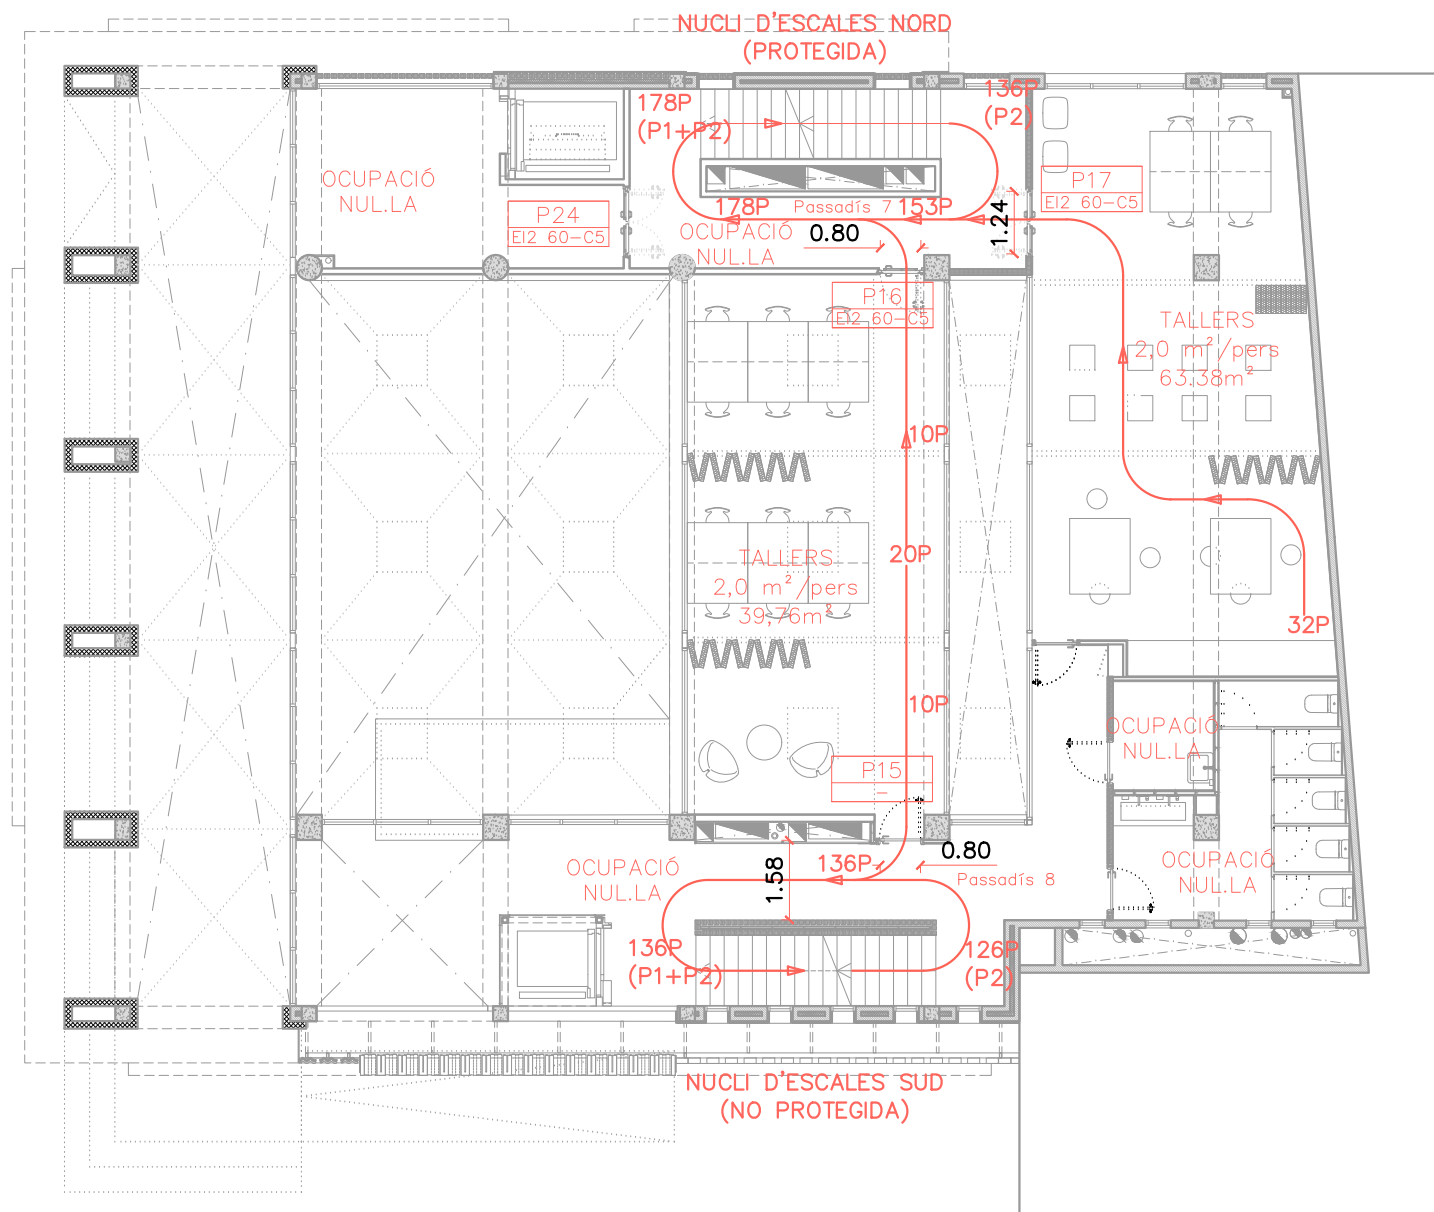


HIPÒTESI 1: EVACUACIÓ AMB ELS DOS NUCLEOS D'ESCALA OPERATIUS

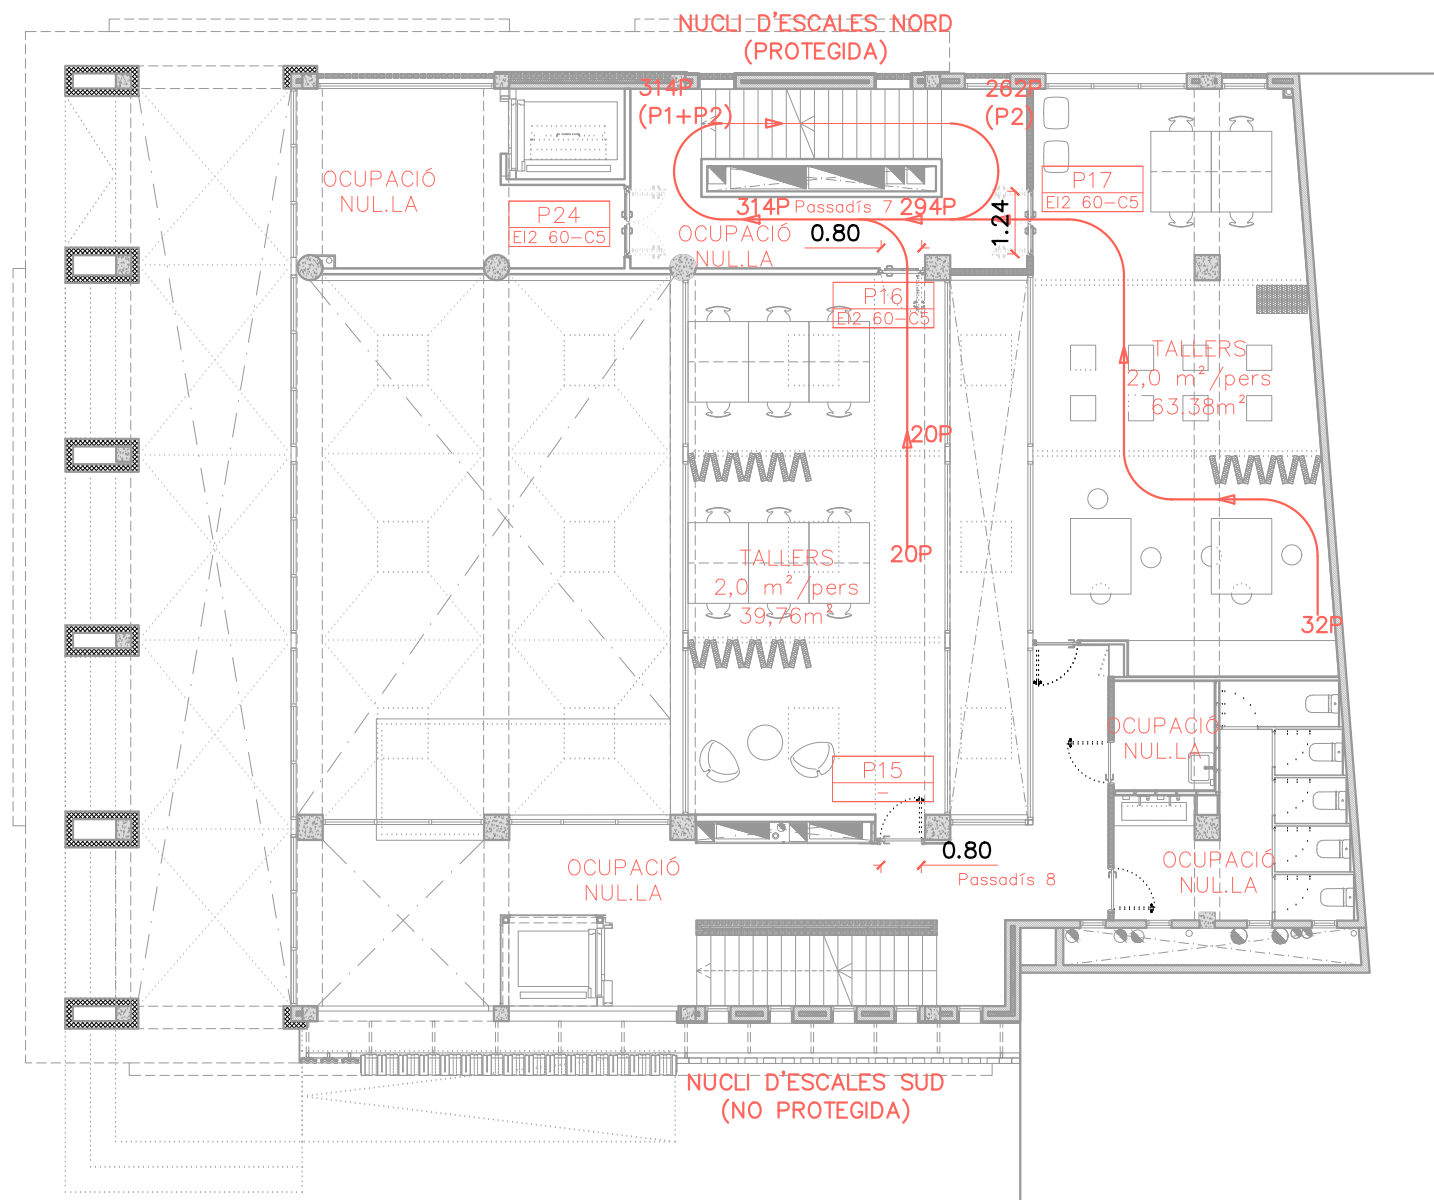

HIPÒTESI 2: EVACUACIÓ AMB EL NUCLI D'ESCALA SUD BLOQUEJAT

SIMBOLOGIA INCENDIS	
	Recorregut d'evacuació real

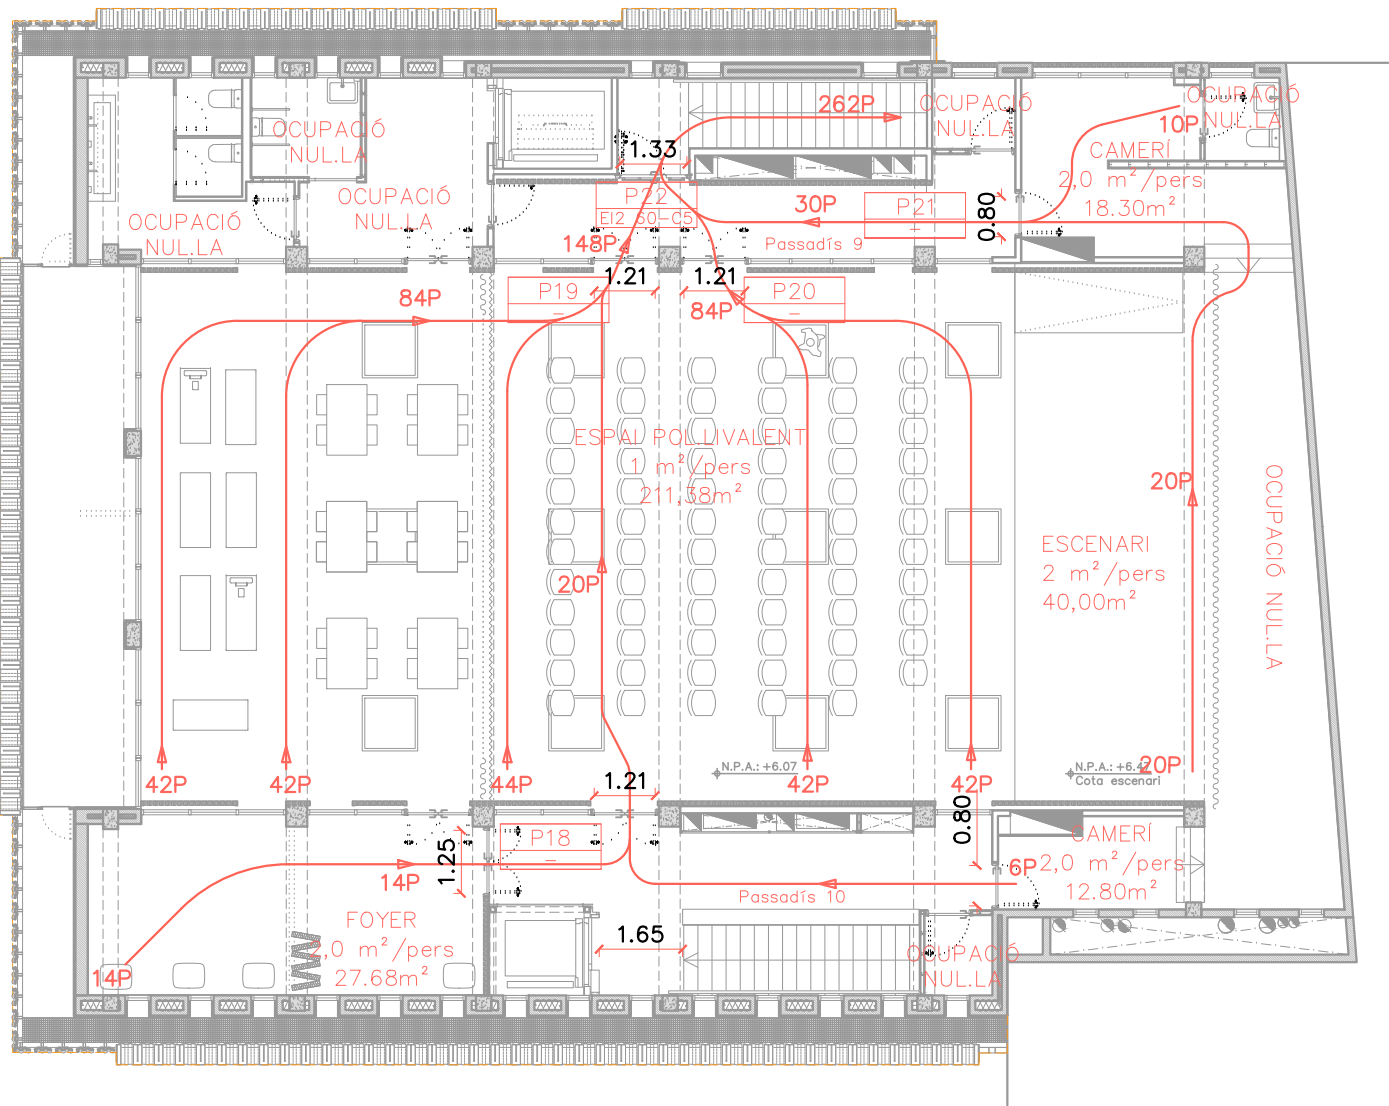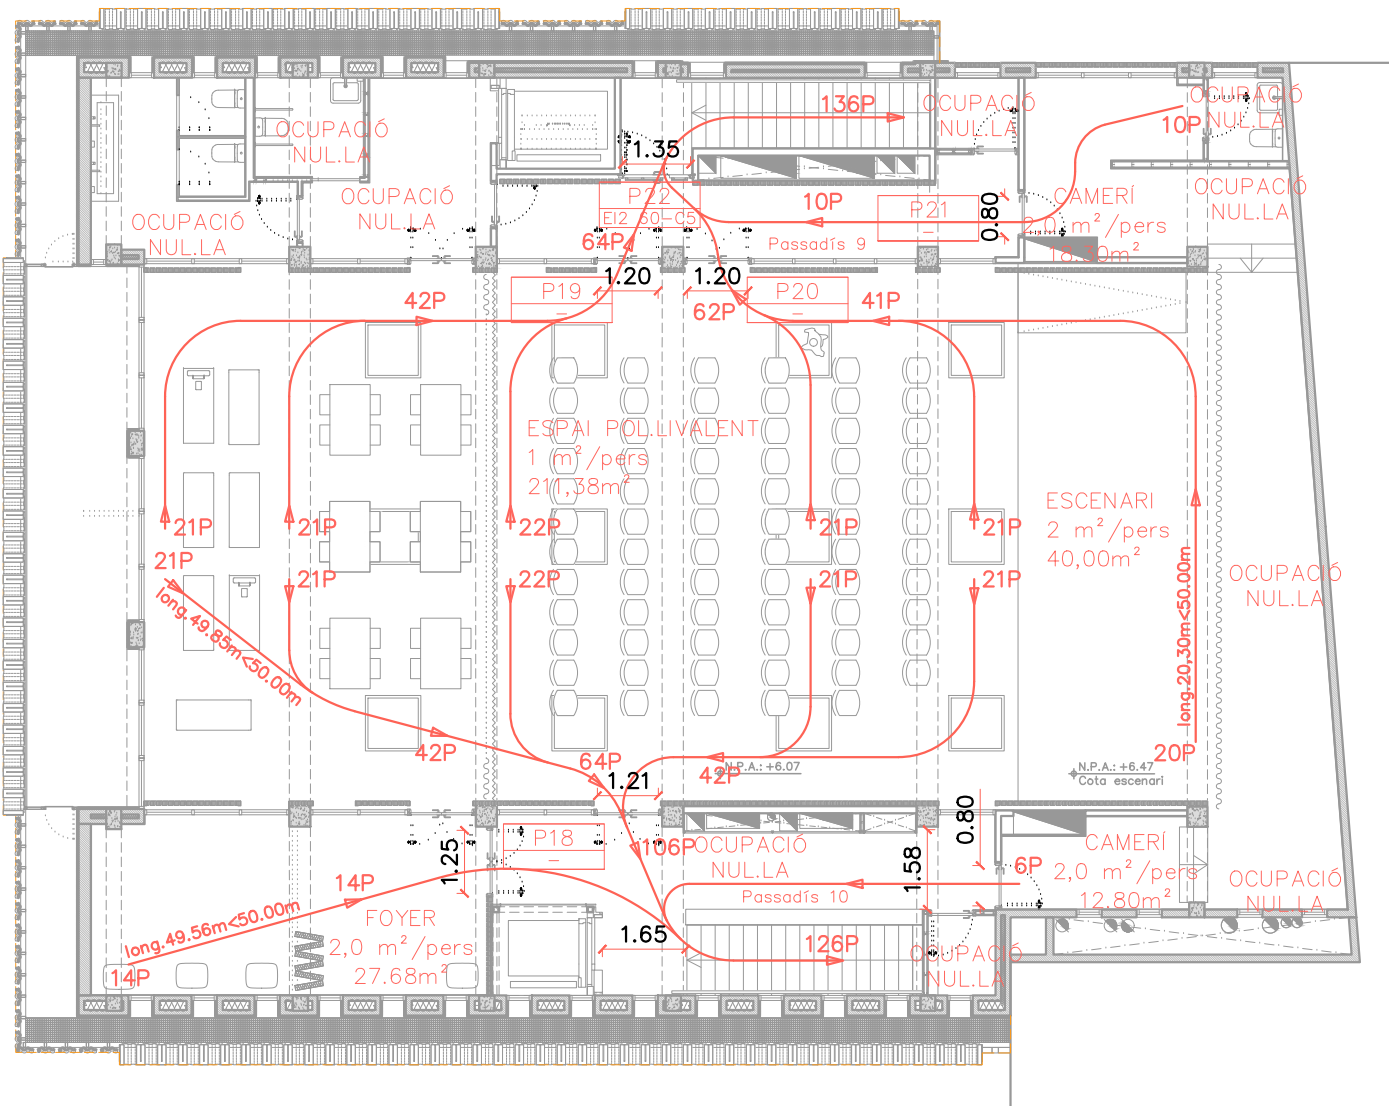

HIPÒTESI 1: EVACUACIÓ AMB ELS DOS NUCLIS D'ESCALA OPERATIUS

HIPÒTESI 2: EVACUACIÓ AMB EL NUCLI D'ESCALA SUD BLOQUEJAT

SIMBOLOGIA INCENDIS	
	Recorregut d'evacuació real



SIMBOLOGIA

- Altaveu Sub Greu sota escenari Frontal
- Altaveu Monitor de Cunya Escenari
- Caixeti-1 Preses d'Àudio Escenari Posterior Central
- Caixeti-2 Preses d'Àudio Escenari Frontal Central
- Caixeti-3 Preses d'Àudio Escenari Frontal Lateral
- Preses xarxa elèctrica 220 V + Terra
- Cable Flexible 2 x 4 mm Connexió Altaveus
- 2 x Cable Àudio Balancejat 2 Conductors 0,25 mm + malla / 1 x Cable HDMI 2.0 AOC 4K / 1 x Cable Digital DMX / 1 x CAT6e
- 7 x Cable Àudio Balancejat 2 Conductors 0,25 mm + malla / 2 x Cable HDMI 2.0 AOC 4K
- 1 x Cable Àudio Balancejat 2 Conductors 0,25 mm + malla / 1 x Cable HDMI 2.0 AOC 4K

CLIENT



AUTOR PROJECTE
FOA
ARQUITECTURA

UTE - REHABILITACIÓ INTEGRAL DEL CASAL MUNICIPAL DE CUNIT.
ROA ARQUITECTURA HUB, S.L. Y MIQUEL LLOVERAS GUILA
Roger Oriols Gil
Joaquim Costa, 84
08206 - SABADELL (BCN)
T: (+34) 93 724 79 03
www.roaarquitectura.com



PROJECTE

REHABILITACIÓ INTEGRAL DEL
CASAL MUNICIPAL DE CUNIT
PROJECTE D'EXECUCIÓ

ESCALA

1/100

DIBUIXAT / COM.

R.L.S / R.O.G.

ESCALA GRÀFICA

0m 1m 2m E: 1/100

REFERÈNCIA

24004-CUN

FORMAT


A3



TÍTOL DEL PLANOL

PROJECTE D'INSTAL·LACIÓ . ESCENOGRÀFIA
PLANTA SOTERRANI -2
I39_EXE_24004-CUN_44_ESCE_PS2.DWG

139
MARÇ 2025

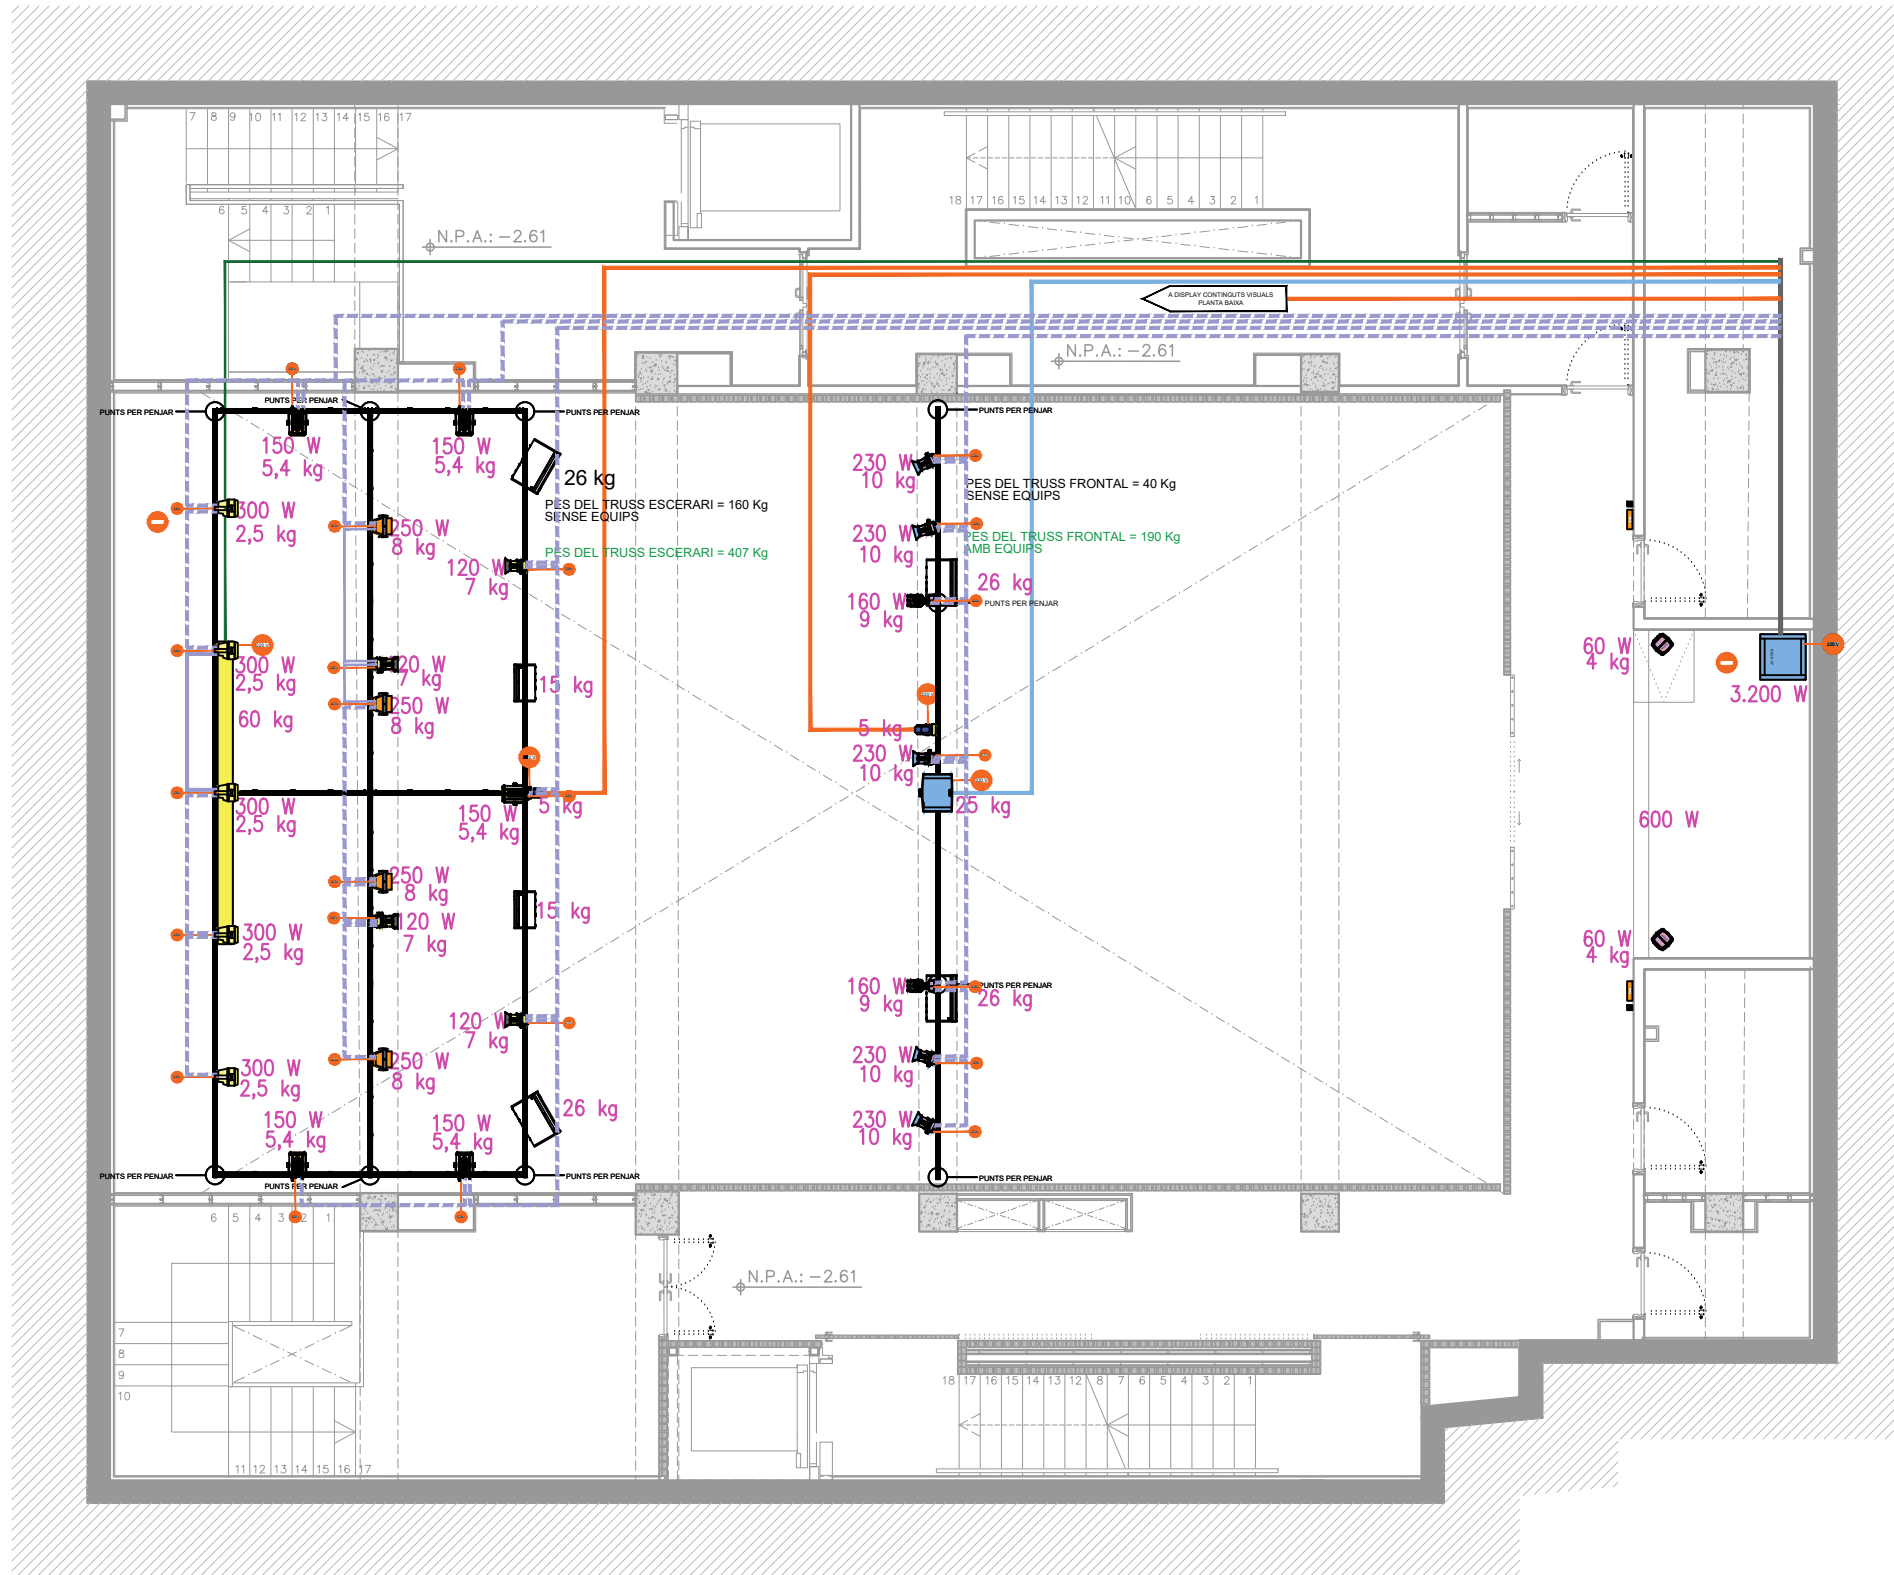

SIMBOLOGIA

- Armari Rack 19" Equipment AV
- Previdió Càmera HDMI Robotitzada
- Projector Frontal per Mitjans Visuals
- Pantalla Motoritzada Projecció Escenari
- Presa xarxa elèctrica 220 V + Terra
- 1 x Cable LAN CAT6A F/FTP amb Conectors RJ45
- 1 x Cable HDMI 2.0 AOC 4K amb Connectors HDMI tipus A
- Cable Flexible 4 x 1,5 mm Accionament Pantalla Projecció
- Projector Fresnel 91 LED-VW
- Projector Fresnel 46 LED-VW
- Cap Mobil Led RGBW BeamWash amb zoom
- Projector Zoom Led RGBWA
- Projector par led 300 W
- Projector Fresnel 150 W
- Presa xarxa elèctrica 220 V + Terra
- 1 x Cable DMX 512 Balancejat Digital 110 Ohms.

CLIENT



AUTOR PROJECTE
FOA
ARQUITECTURA

UTE - REHABILITACIÓ INTEGRAL DEL CASAL MUNICIPAL DE CUNIT.
ROA ARQUITECTURA HUB, S.L. Y MIQUEL LLOVERAS GUILA
Roger Oriols Gil
Joaquim Costa, 84
08206 - SABADELL (BCN)
T: (+34) 93 724 79 03
www.roaarquitectura.com



PROJECTE

REHABILITACIÓ INTEGRAL DEL
CASAL MUNICIPAL DE CUNIT
PROJECTE D'EXECUCIÓ

 
ESCALA

1/100

DIBUIXAT / COM.

R.L.S / R.O.G.

ESCALA GRÀFICA



REFERÈNCIA

24004-CUN

FORMAT


A3




TÍTOL DEL PLANOL

PROJECTE D'INSTAL·LACIONS. ESCENOGRÀFIA
PLANTA SOTERRANI -1
I40_EXE_24004-CUN_44_ESCE_PS1.DWG


I40
MARÇ 2025

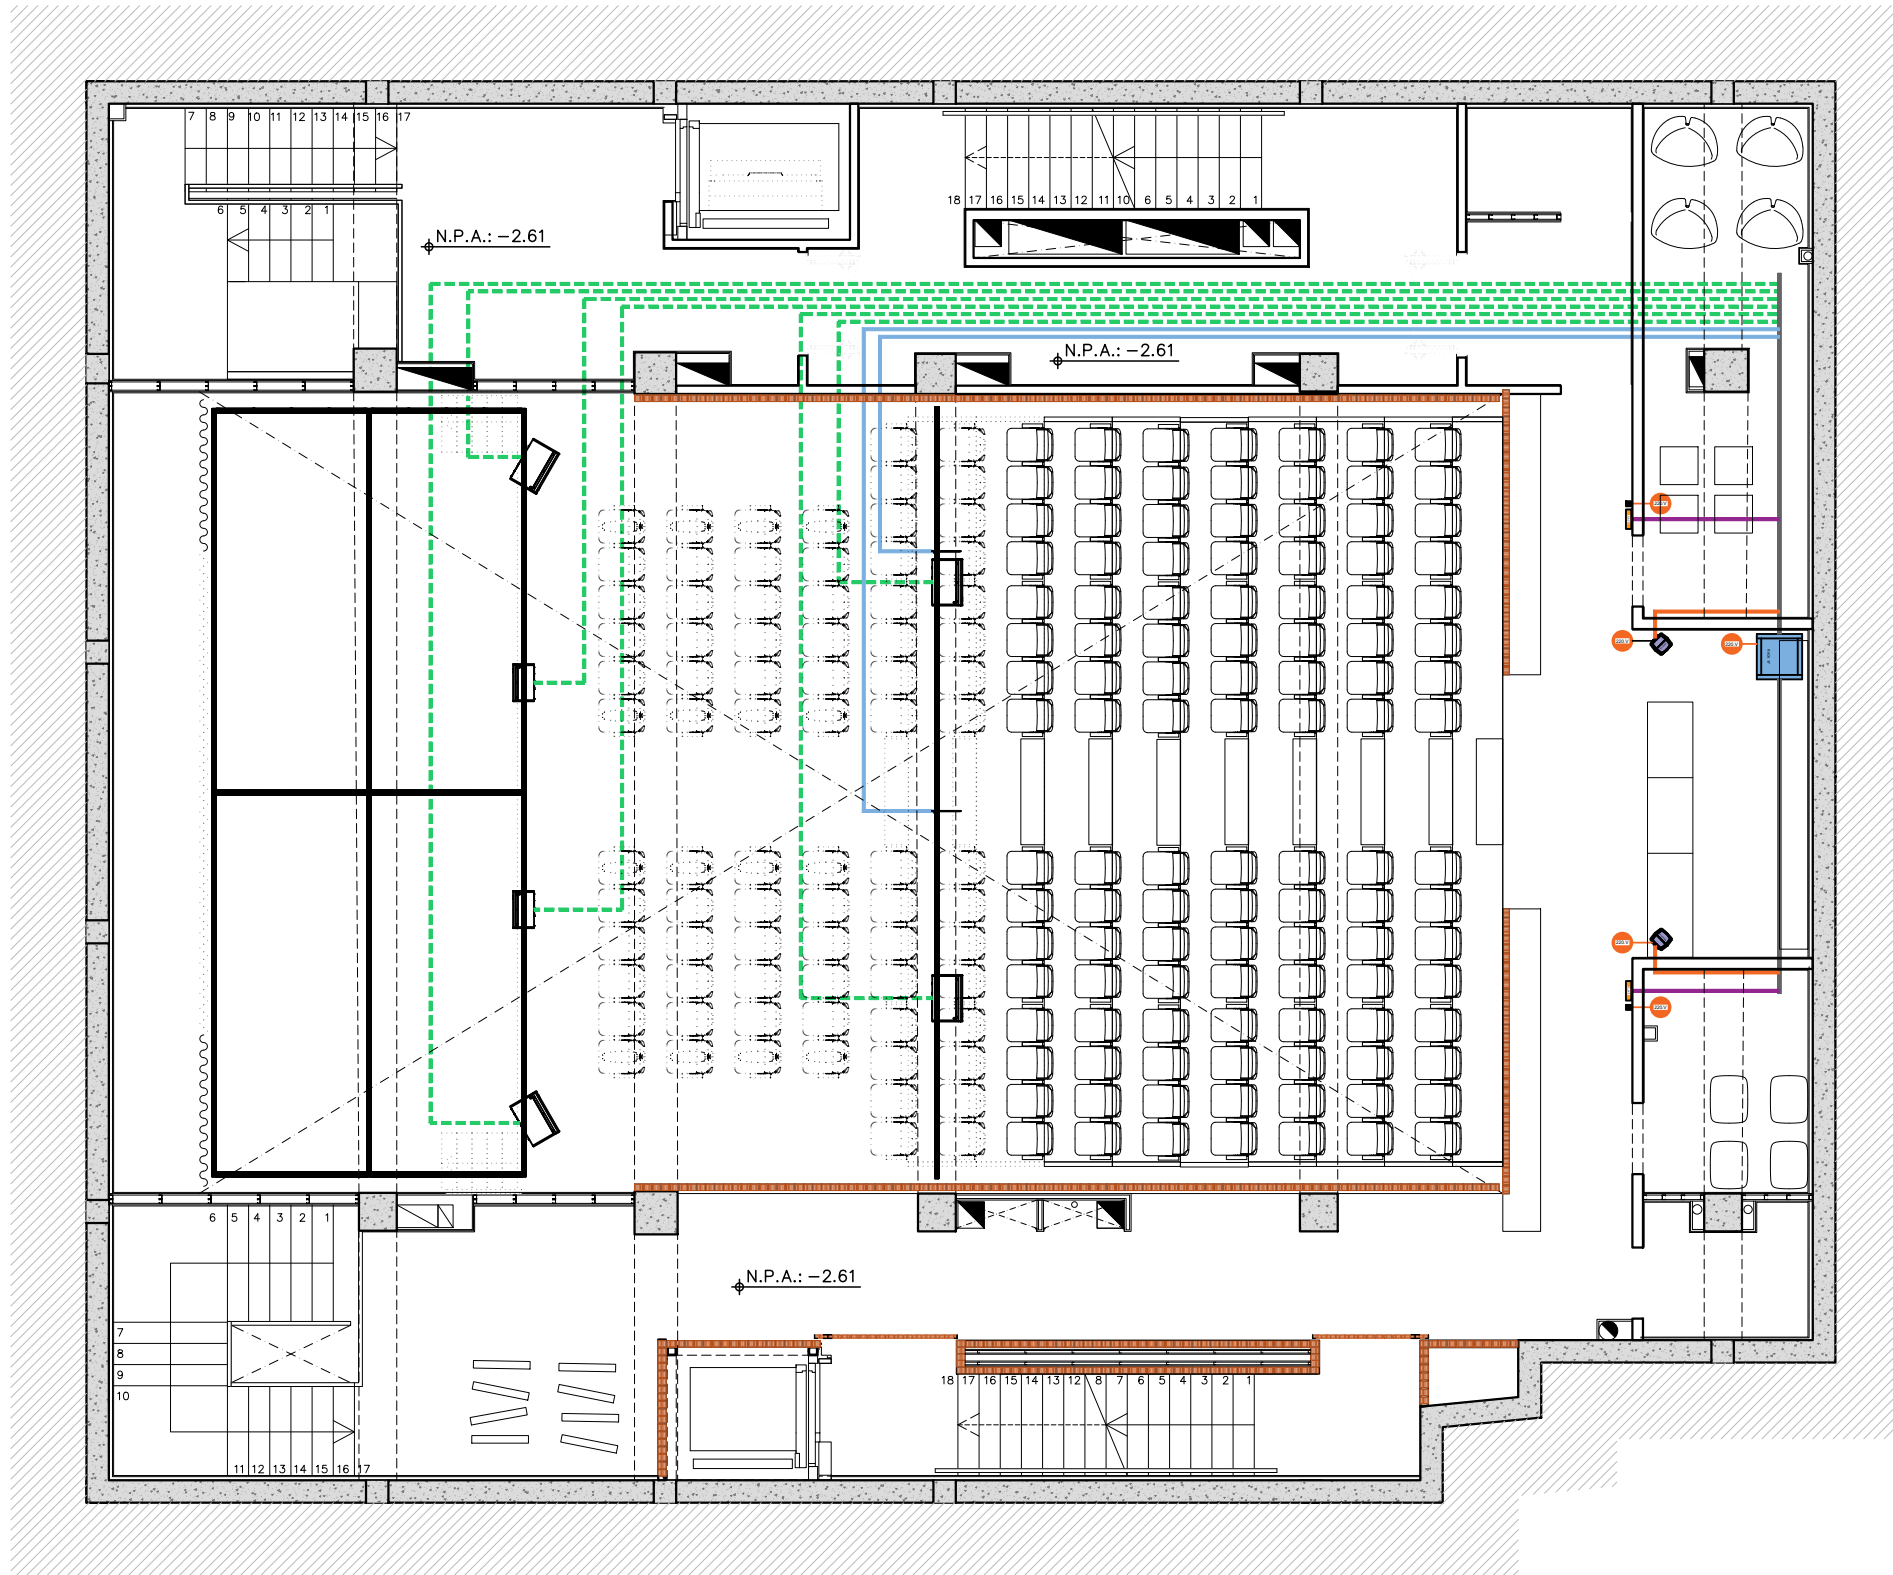



- SIMBOLOGIA**
- Armari Rack 19" Equipament AV
 - Altaveus Compactes Frontals i Reforç
 - Altaveus Compactes Monitors Escenari
 - Antena Activa Direccional per Micròfons Sense Fils
 - Altaveus Camp Proper Monitors Cabina de Control
 - Caixeti-1 Preses d'àudio per periodistes
 - Caixeti-2 Preses d'àudio per periodistes
 - Presa xarxa elèctrica 220 V + Terra
 - Cable Flexible 2 x 4 mm Conexió Altaveus
 - 6 x Cable Àudio Balancejat 2 Conductors 0,25 mm + malla
 - 1 x Cable Àudio Balancejat 2 Conductors 0,25 mm + malla
 - 1 x Cable Coaxial de 50 ohm amb connector bnc

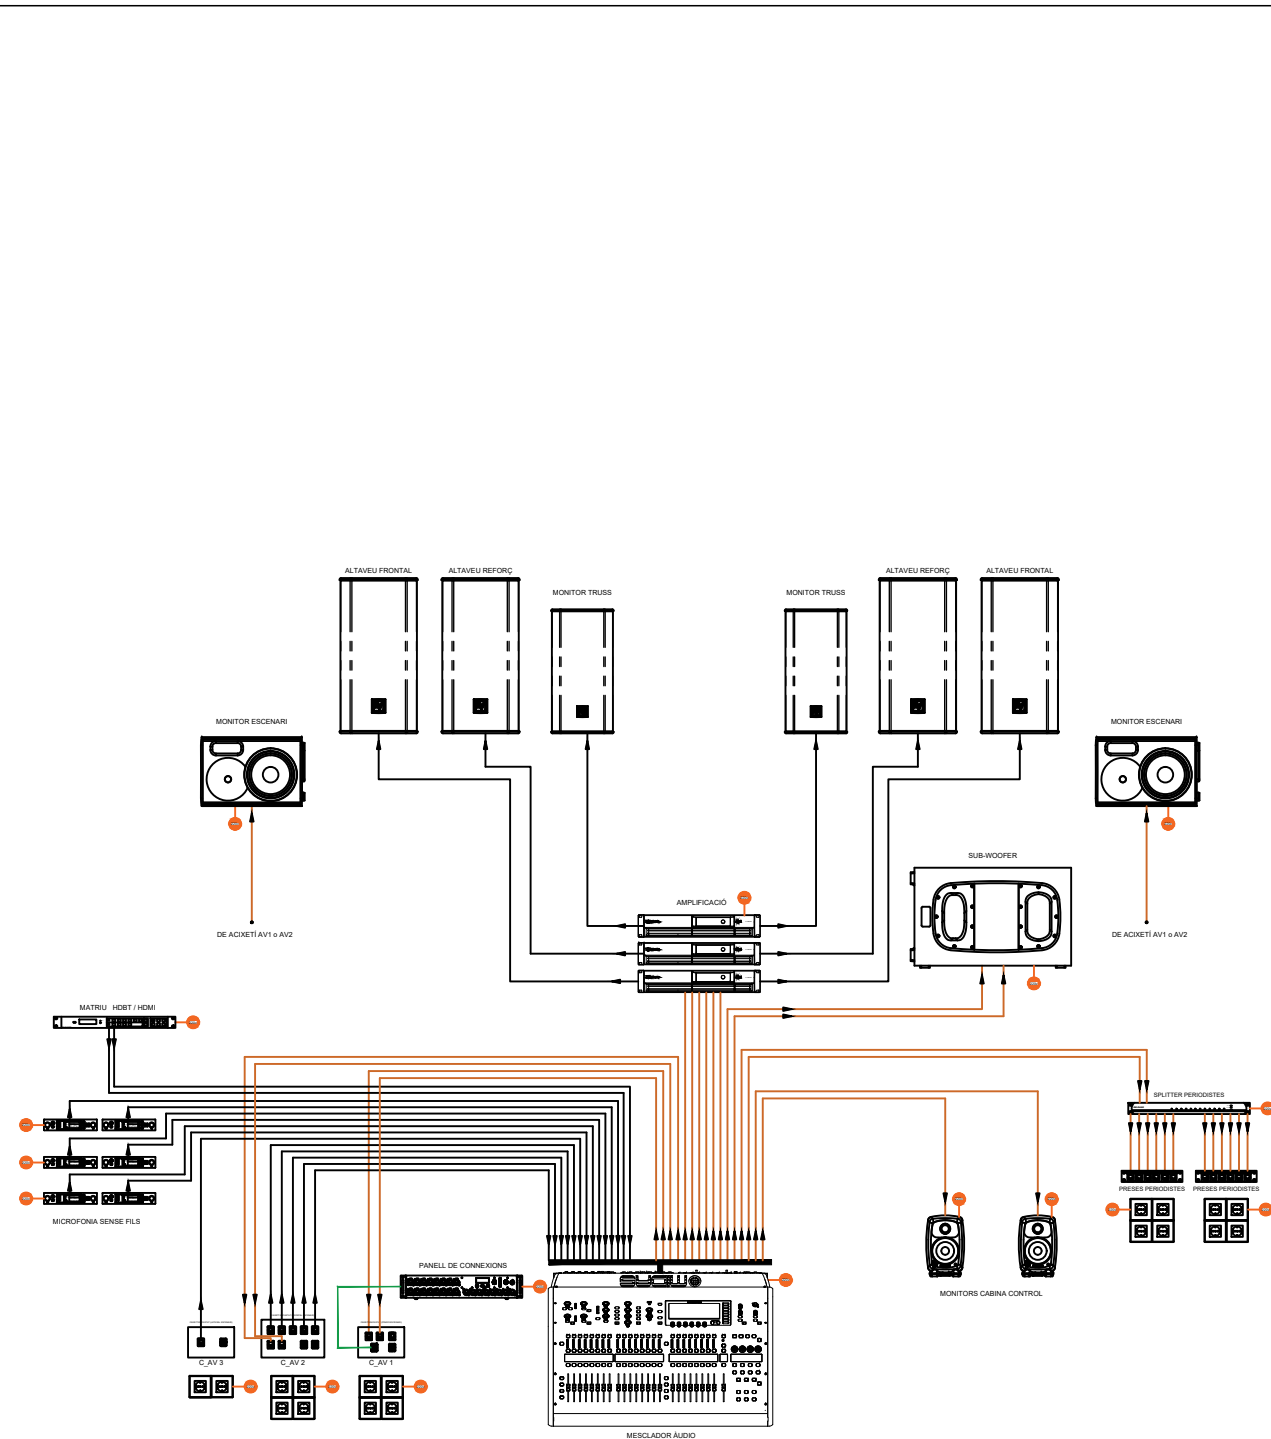


GENERAL DE AUDIO

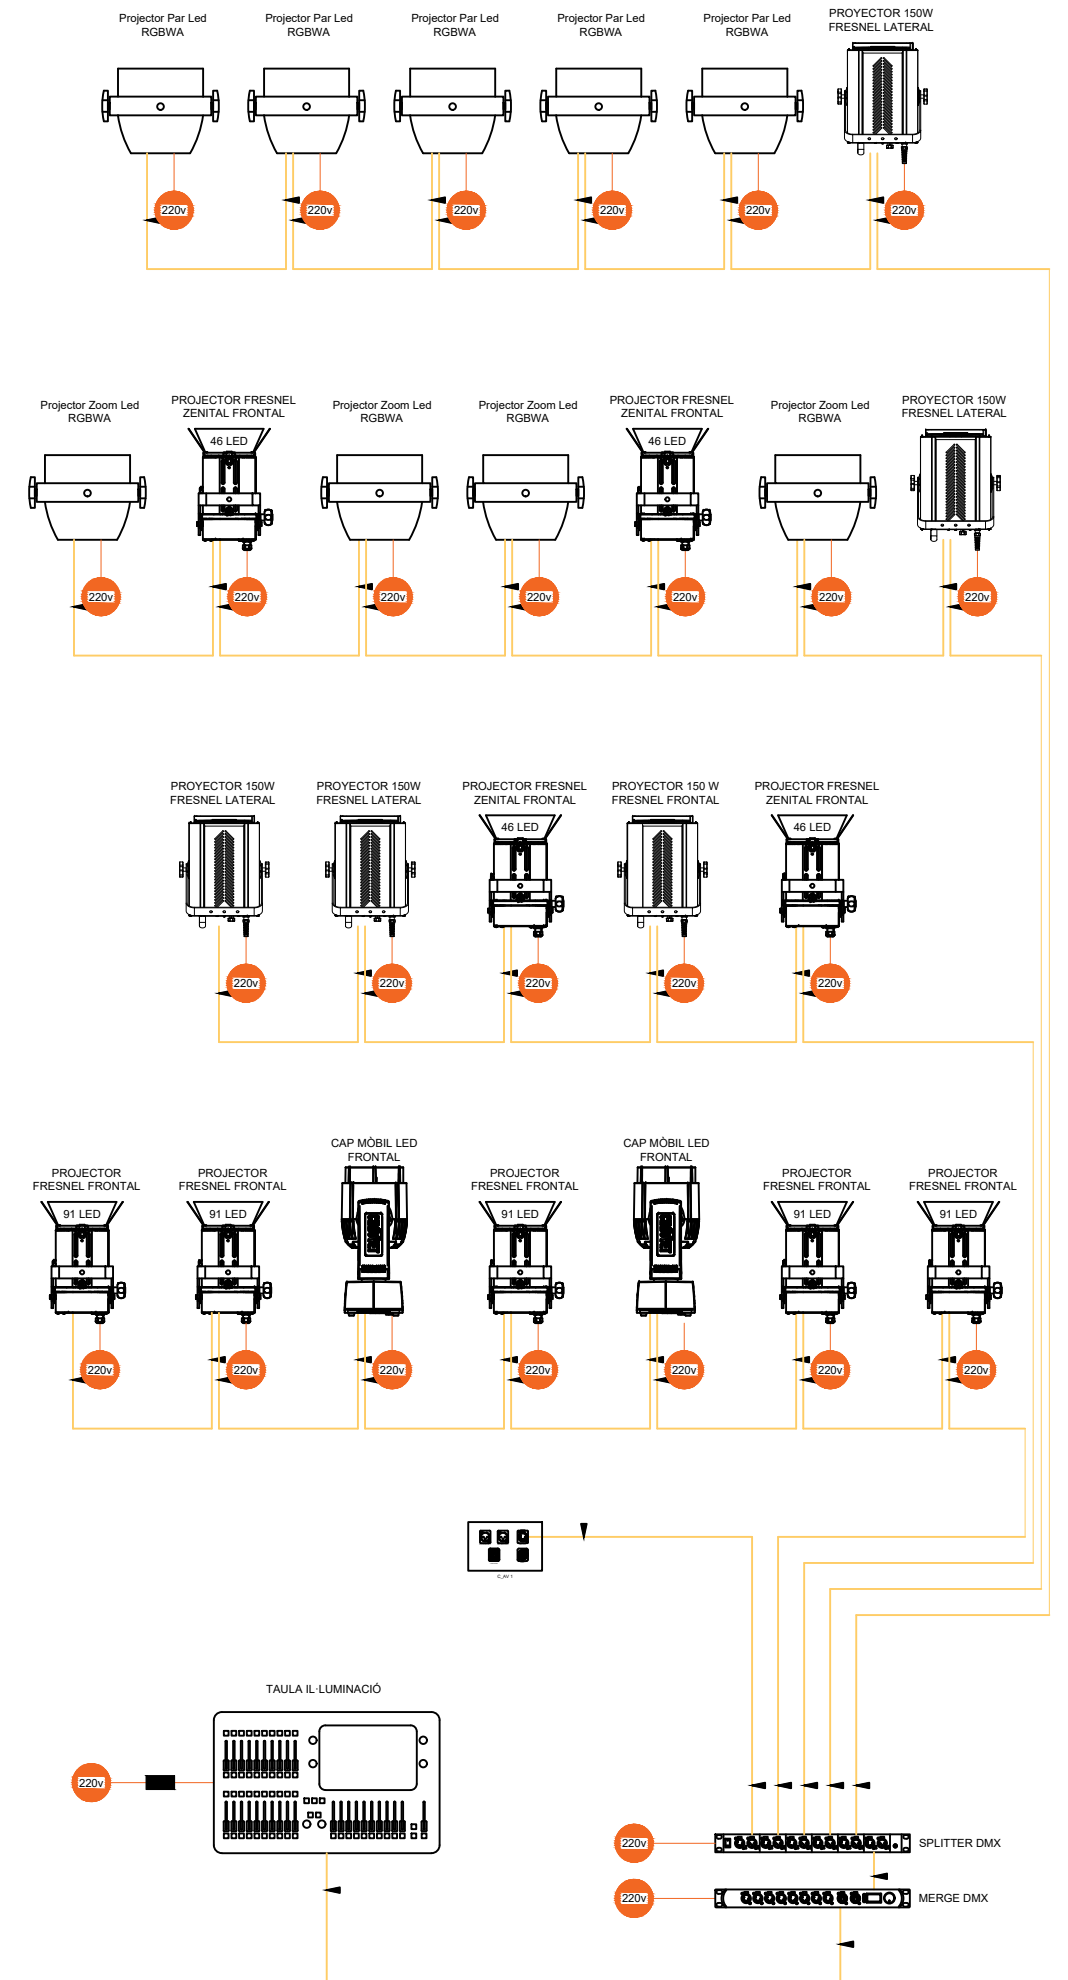

ILLUMINACIÓ

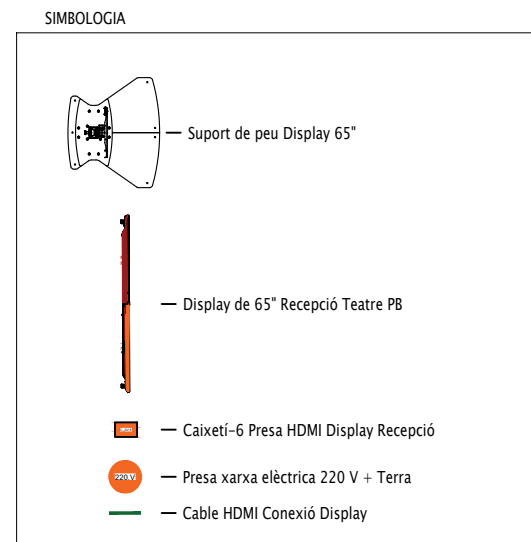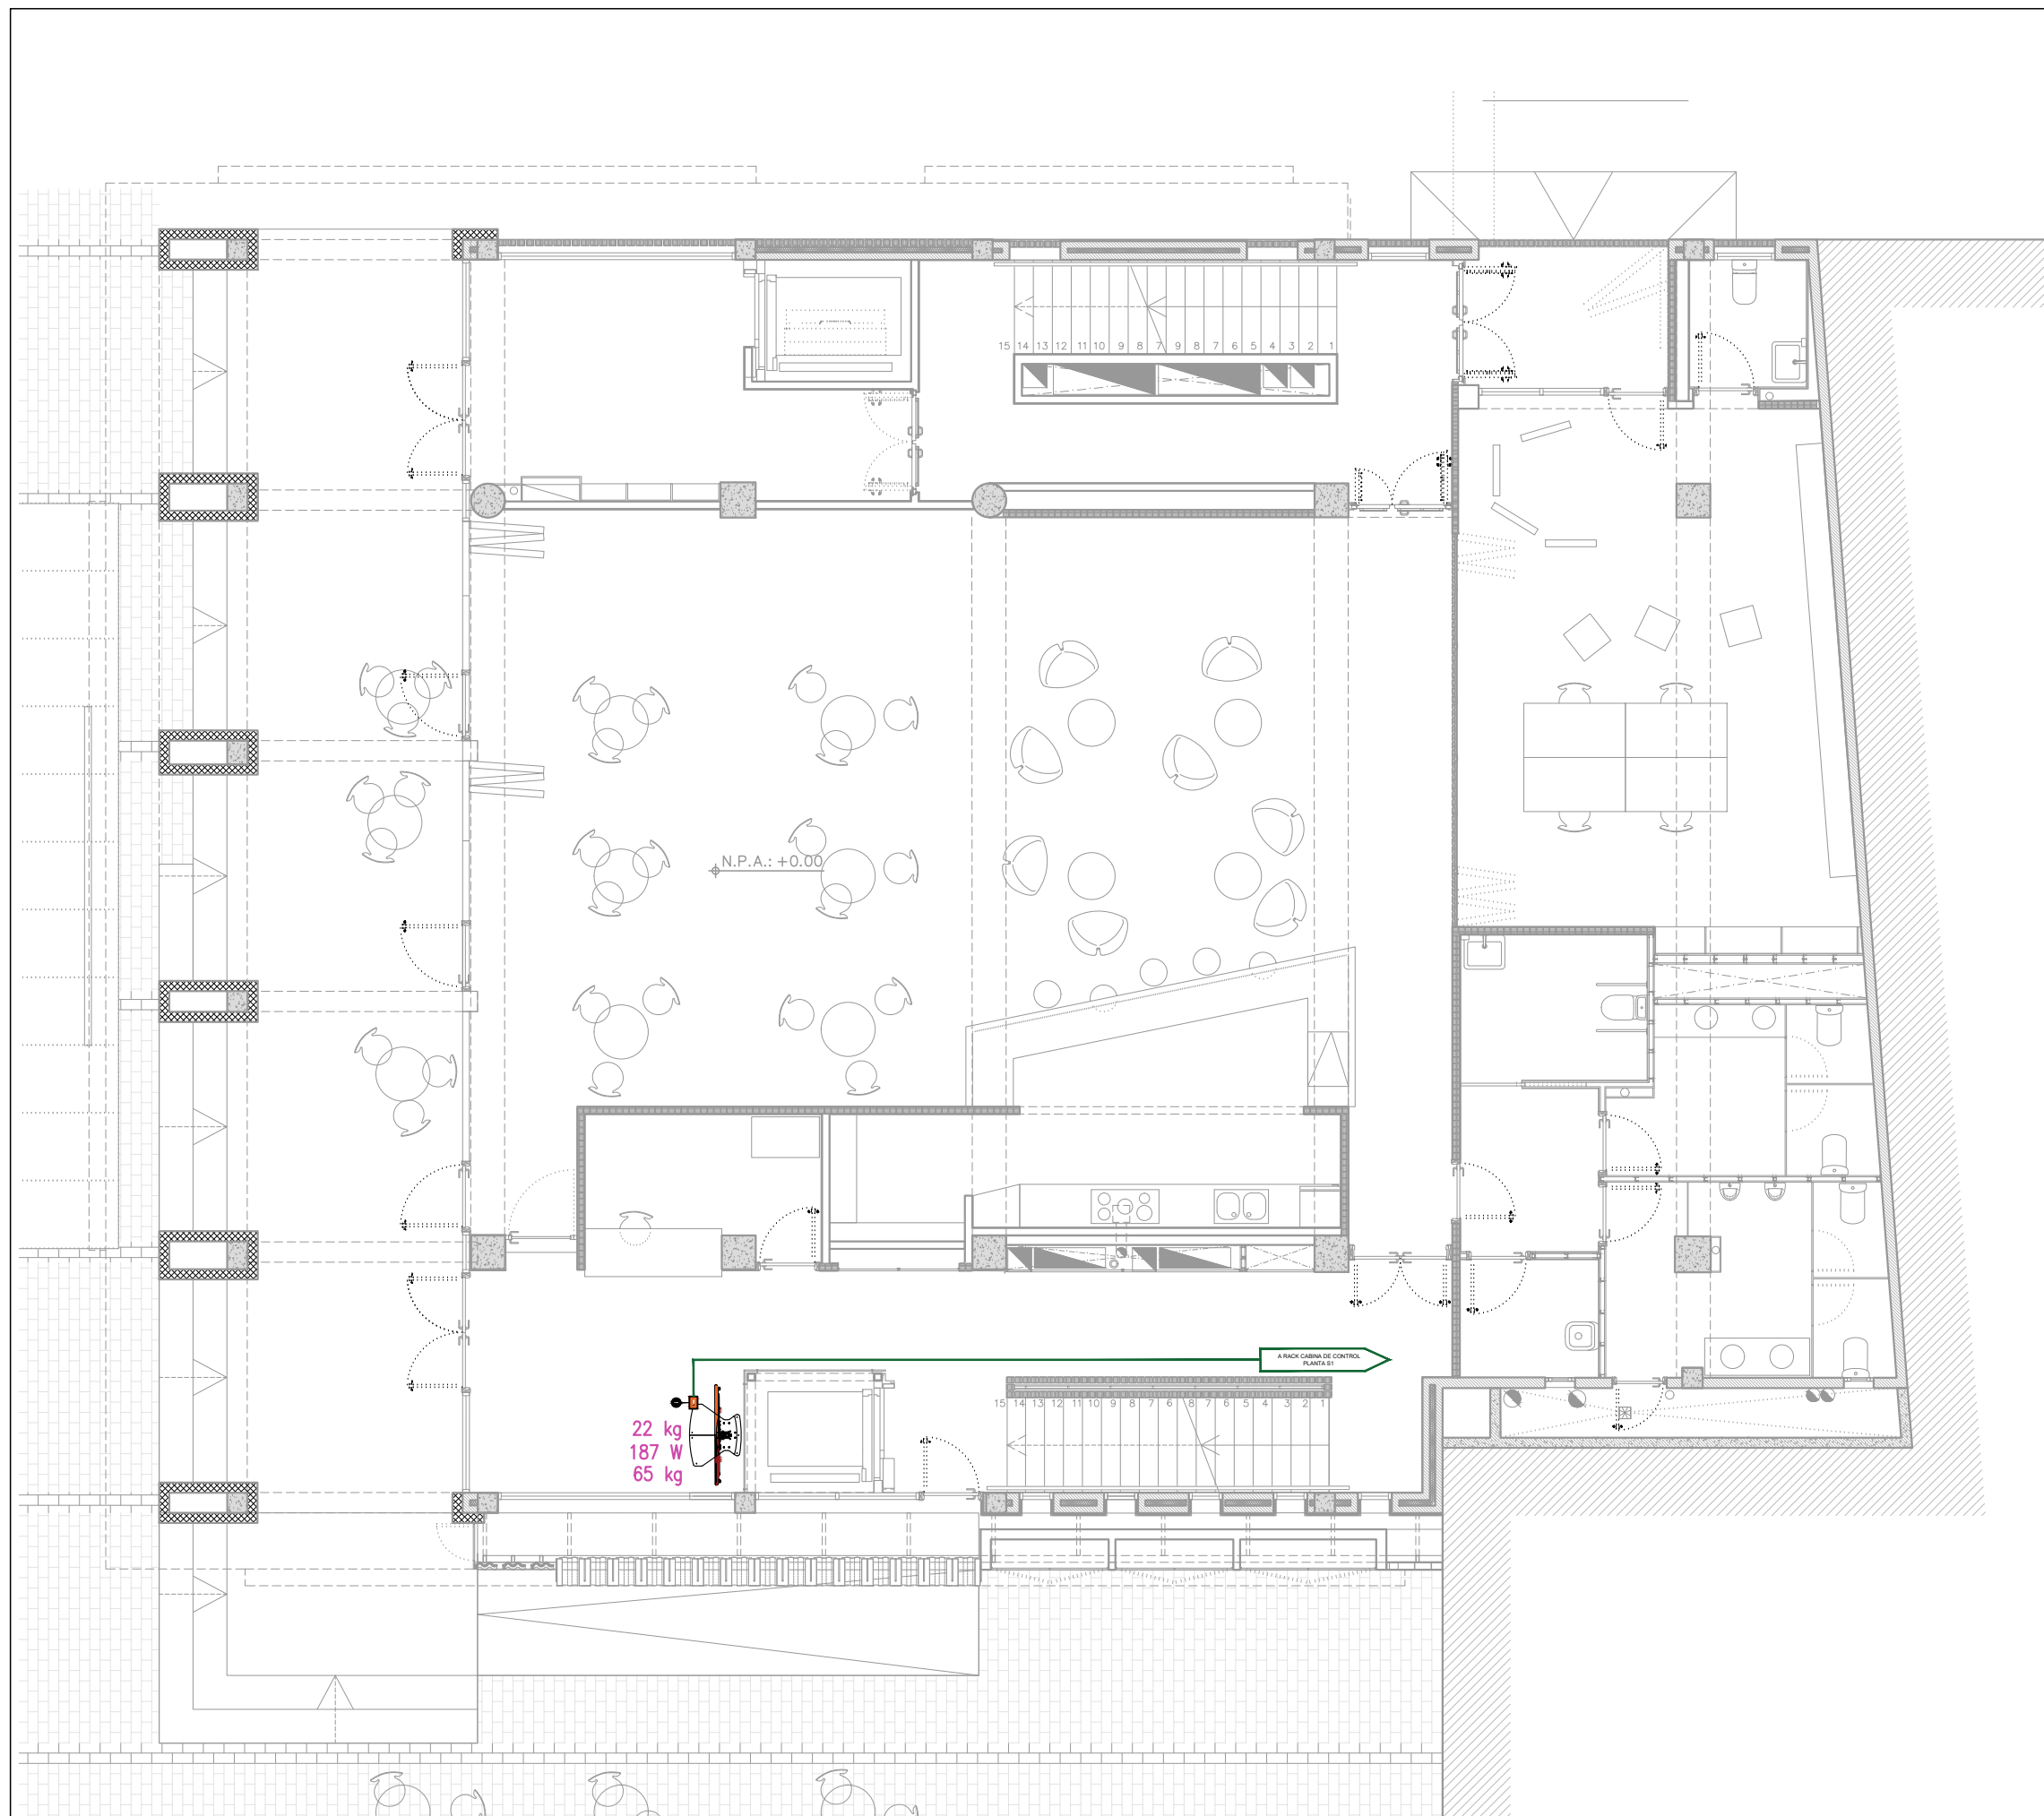

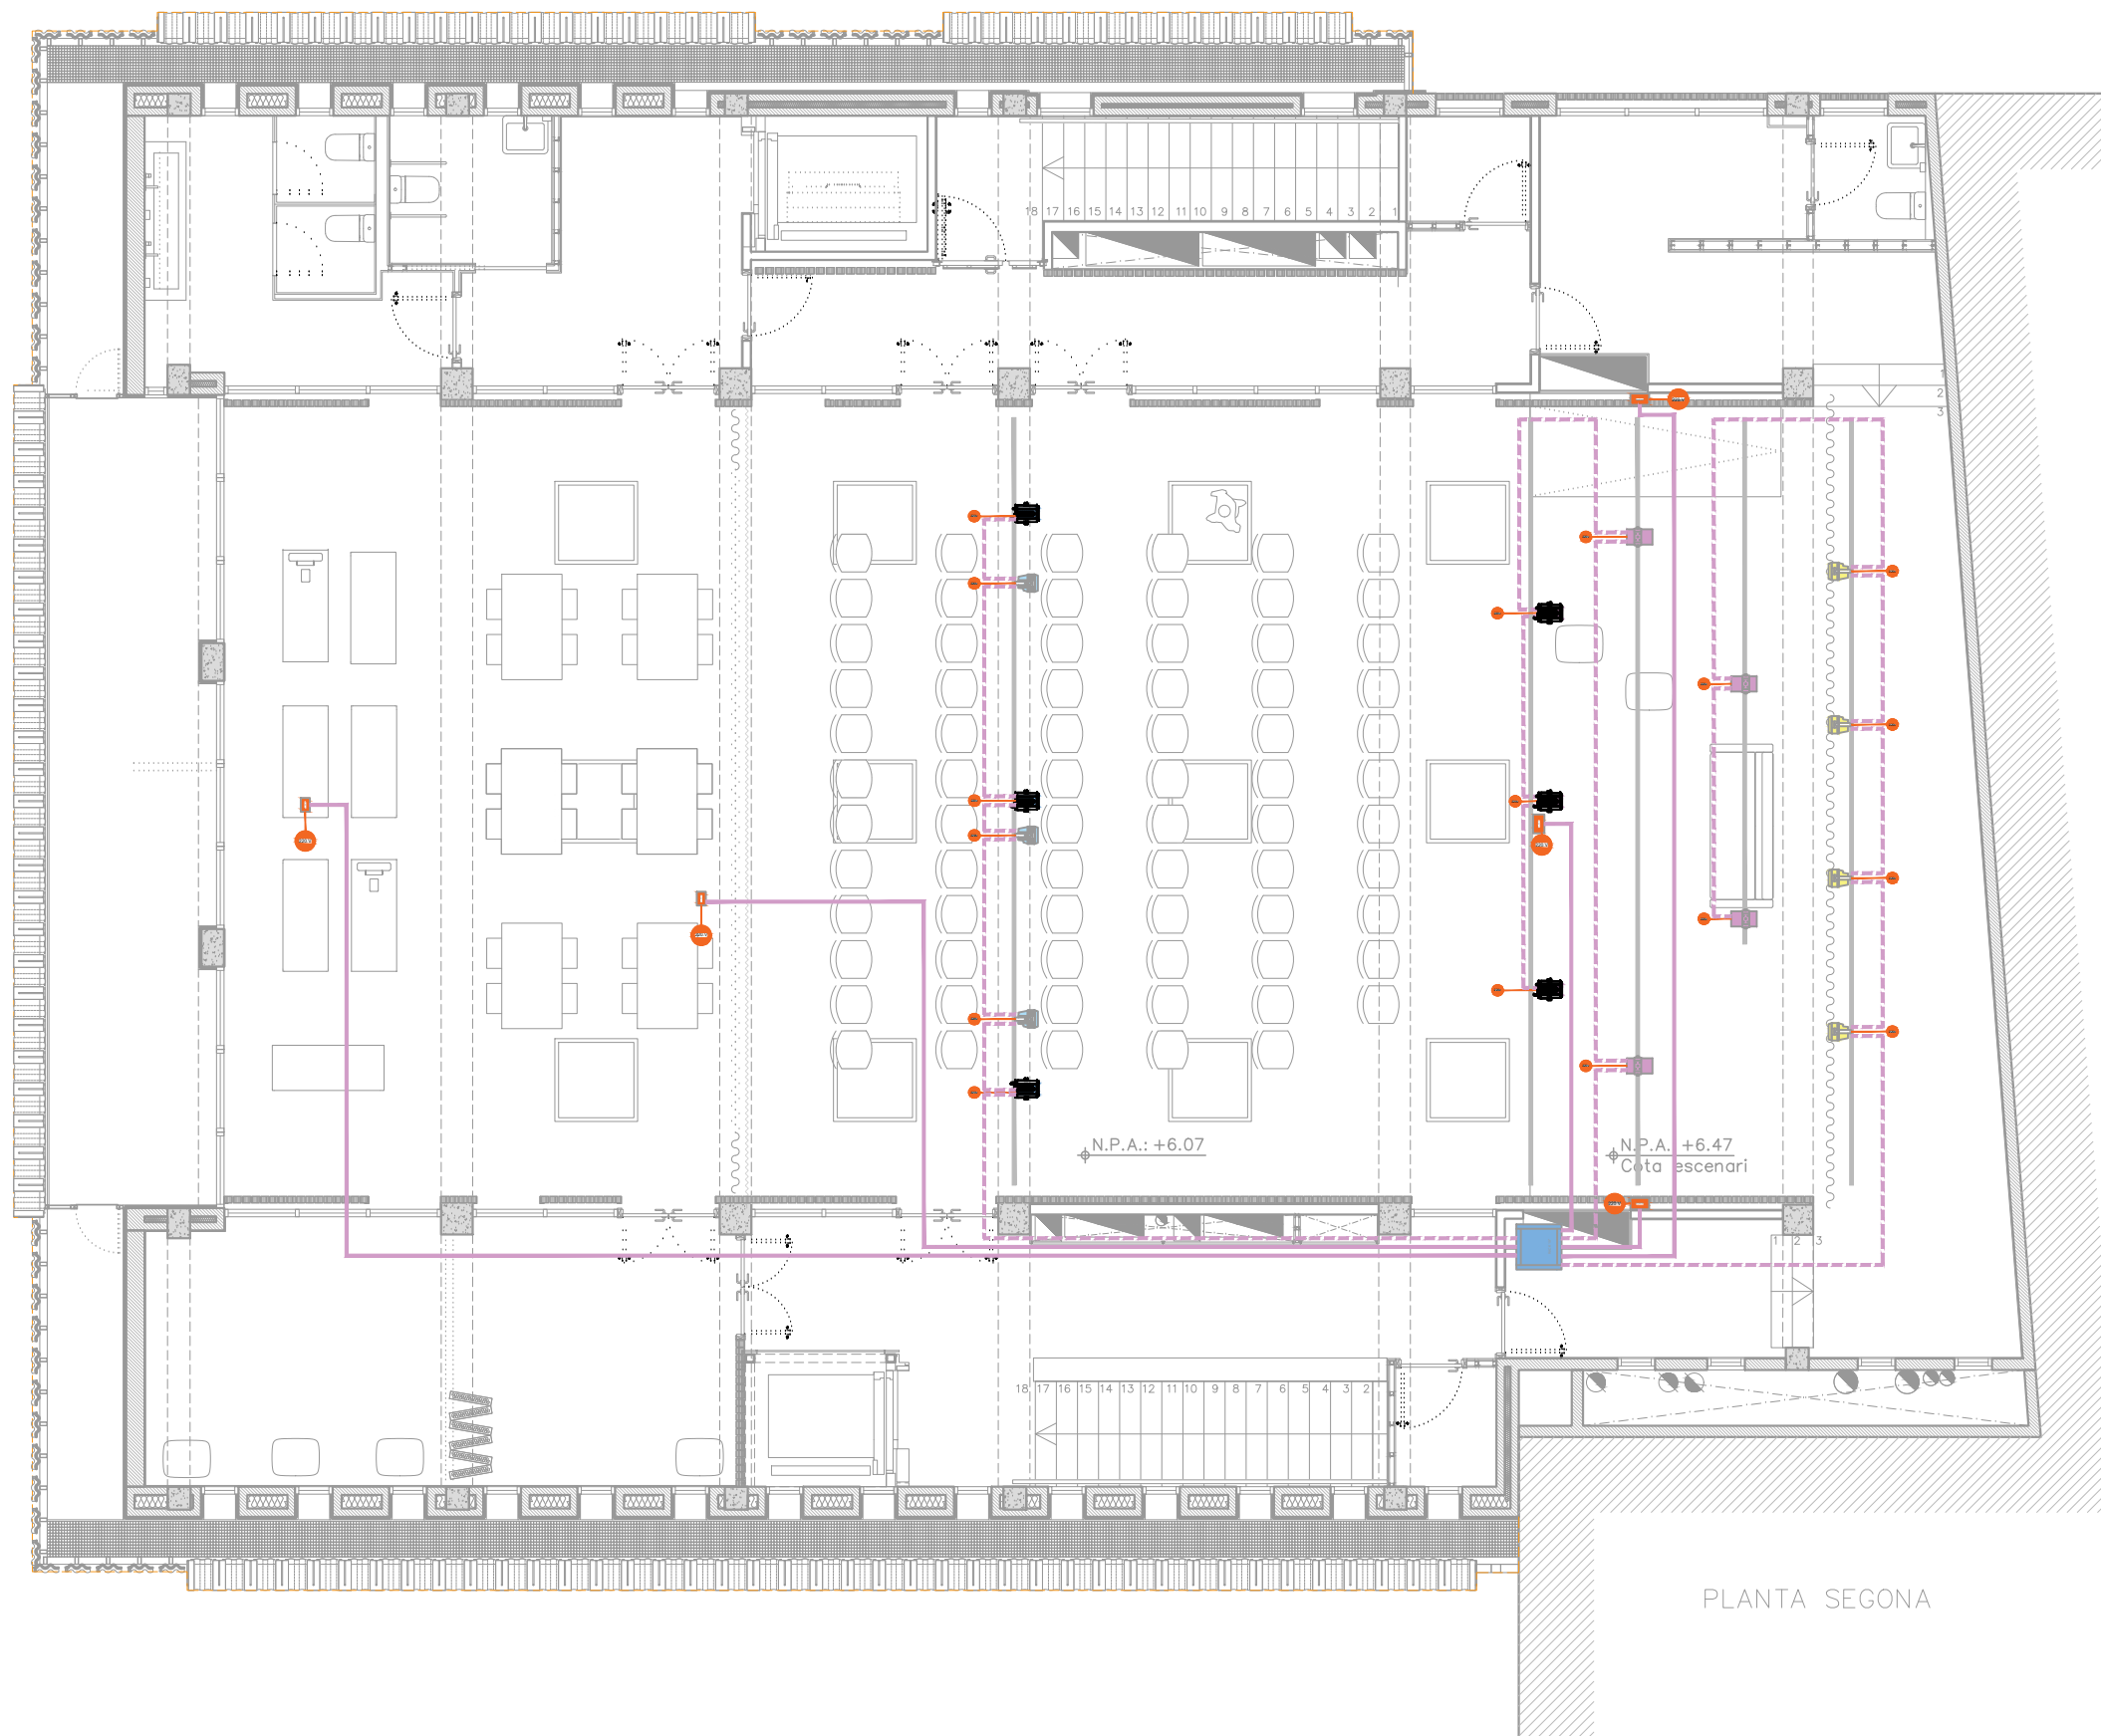

PLANTA SEGONA

SIMBOLOGIA

-
- Projector Fresnel 200 W
- Projector Fresnel 150 W
- Projector par led 300 W amb zoom
- Projector par led 300 W
- Projector Cor par 200 W RGBW
- Presa xarxa elèctrica 220 V + Terra
- 1 x Cable DMX 512 Balancejat Digital 110 Ohms.
- Caixetí-1 Preses Escenari Lateral E
- Caixetí-2 Preses Escenari Lateral D
- Caixetí-3 Preses Escenari Frontal Central
- Caixetí-4 Preses Control Central Fons
- Caixetí-5 Preses Control Central intermedi

CLIENT



AUTOR PROJECTE
FOA
ARQUITECTURA

UTE - REHABILITACIÓ INTEGRAL DEL CASAL MUNICIPAL DE CUNIT.
ROA ARQUITECTURA HUB, S.L. Y MIGUEL LLOVERAS GUILA
Roger Oriols Gil
Joaquim Costa, 84
08206 - SABADELL (BCN)
T: (+34) 93 724 79 03
www.roaarquitectura.com



PROJECTE

REHABILITACIÓ INTEGRAL DEL
CASAL MUNICIPAL DE CUNIT
PROJECTE D'EXECUCIÓ

ESCALA

1/100

DIBUIXAT / COM.

R.L.S / R.O.G.

ESCALA GRÀFICA

0m 1m 2m
E: 1/100

REFERÈNCIA

24004-CUN

FORMAT


A3



TÍTOL DEL PLANOL

PROJECTE D'INSTAL·LACIÓ. ESCENOGRÀFIA
PLANTA SEGONA
I44_EXE_24004-CUN_44_ESCE_P2.DWG

I44
MARÇ 2025

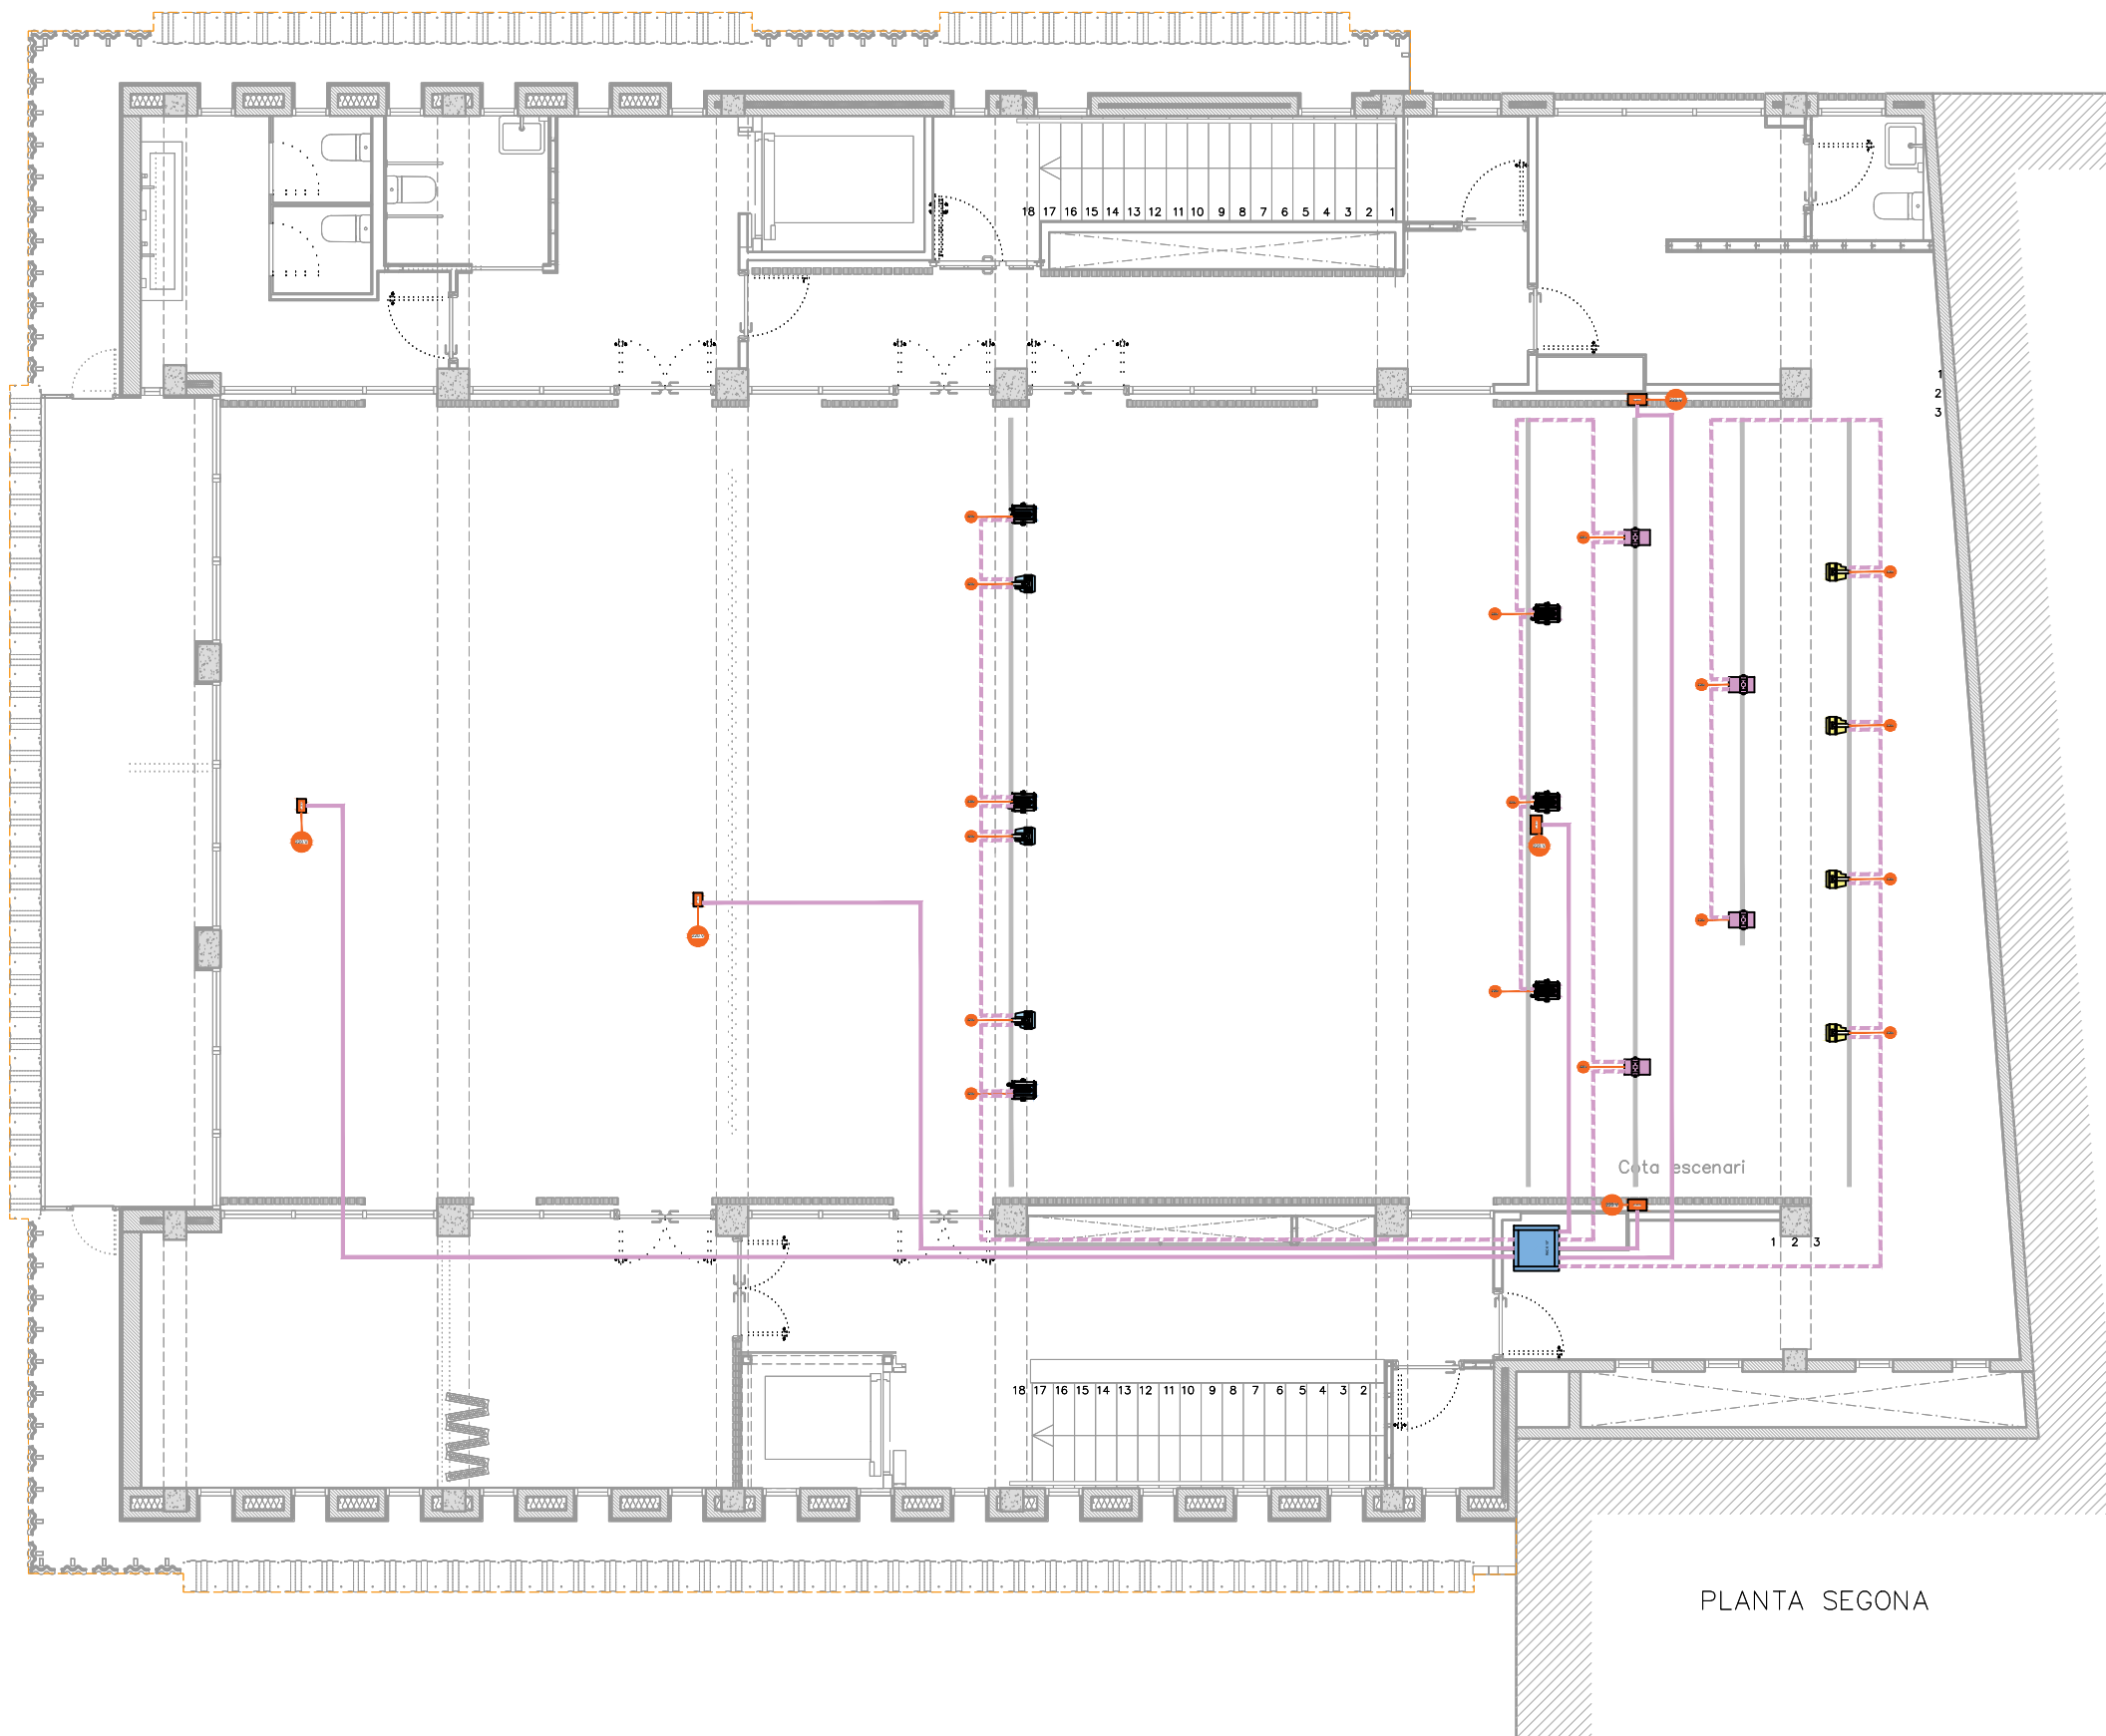

SIMBOLOGIA

- Armari Rack 19" Equipament AV
- Projector Fresnel 200 W
- Projector Fresnel 150 W
- Projector par led 300 W amb zoom
- Projector par led 300 W
- Projector Cor par 200 W RGBW
- Presa xarxa elèctrica 220 V + Terra
- 1 x Cable DMX 512 Balancejat Digital 110 Ohms.
- Caixetí-1 Preses Escenari Lateral E
- Caixetí-2 Preses Escenari Lateral D
- Caixetí-3 Preses Escenari Frontal Central
- Caixetí-4 Preses Control Central Fons
- Caixetí-5 Preses Control Central intermedi

PLANTA SEGONA

CLIENT



AUTOR PROJECTE
FOA
ARQUITECTURA

UTE - REHABILITACIÓ INTEGRAL DEL CASAL MUNICIPAL DE CUNIT.
ROA ARQUITECTURA HUB, S.L. Y MIQUEL LLOVERAS GUILA
Roger Oriols Gil
Joaquim Costa, 84
08206 - SABADELL (BCN)
T: (+34) 93 724 79 03
www.roaarquitectura.com



PROJECTE

REHABILITACIÓ INTEGRAL DEL
CASAL MUNICIPAL DE CUNIT
PROJECTE D'EXECUCIÓ

ESCALA

1/100

DIBUIXAT / COM.

R.L.S. / R.O.G.

ESCALA GRÀFICA

0m 1m 2m

E: 1/100

REFERÈNCIA

24004-CUN

FORMAT

A3




TÍTOL DEL PLANOL

PROJECTE D'INSTAL·LACIÓ . ESCENOGRÀFIA
UBICACIÓ IL·LUMINACIÓ. PLANTA SEGONA
145_EXE_24004-CUN_44_ESCE_U IL·LUMINACIÓ_P2.DWG


145
MARÇ 2025

CAIXETÍ ENCASTAT (Escenari Lateral E)

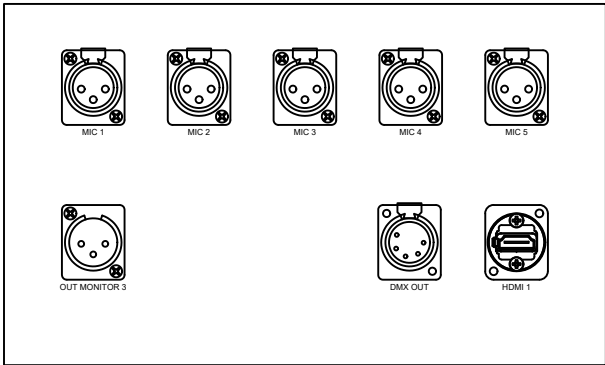


C_AV 1

CAIXETÍ ENCASTAT (Escenari Frontal Central)

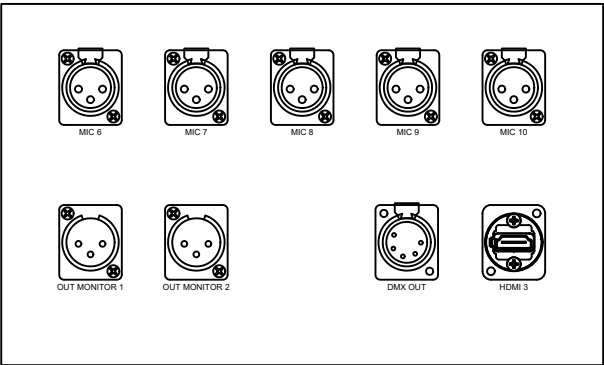


C_AV 3

CAIXETÍ ENCASTAT (Escenari Lateral D)

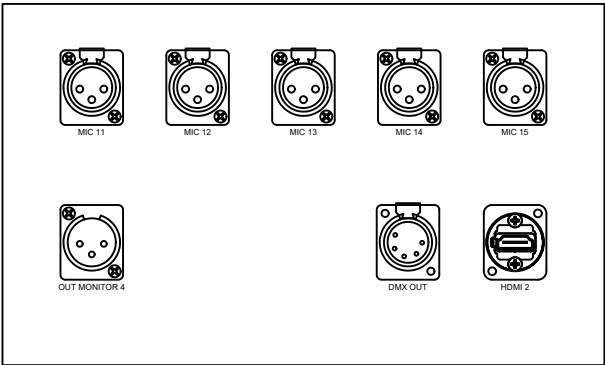


C_AV 2

CAIXETÍ ENCASTAT (Control Central Fons)

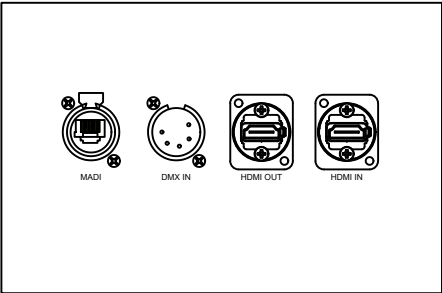


C_AV 4

CAIXETÍ ENCASTAT (Control Central Intermedi)

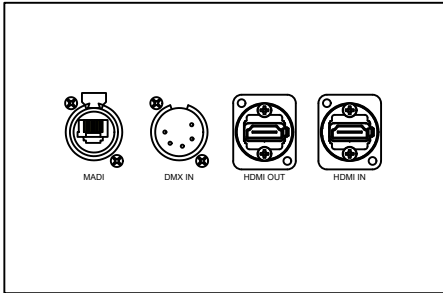


C_AV 5


CAIXETINS DE CONEXIÒ

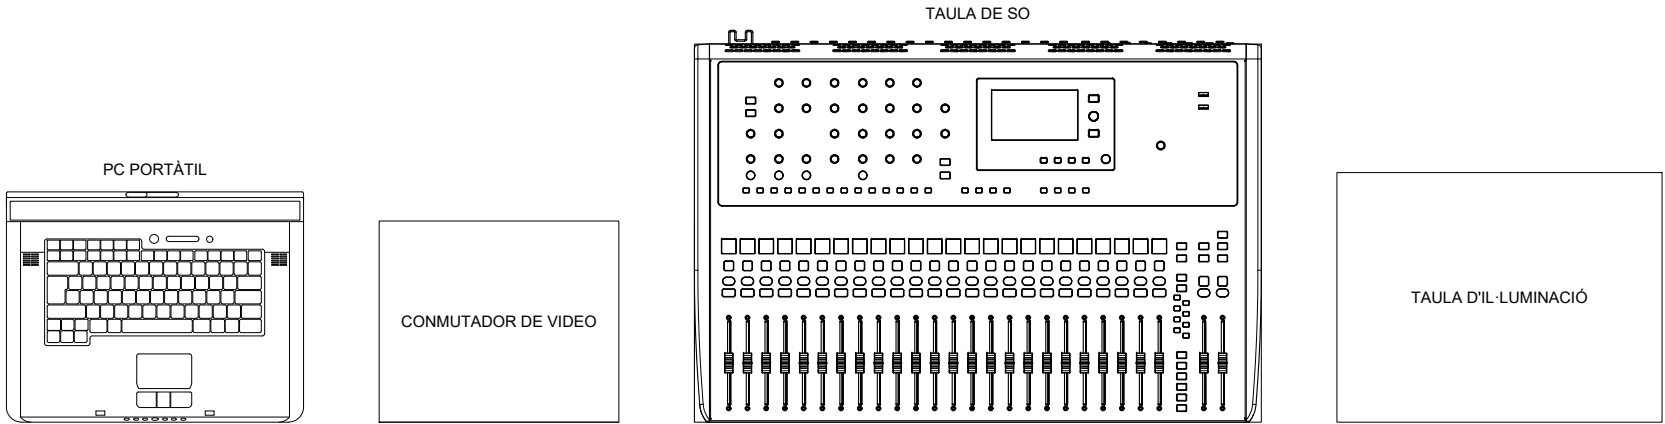


TAULELL EQUIPAMENT

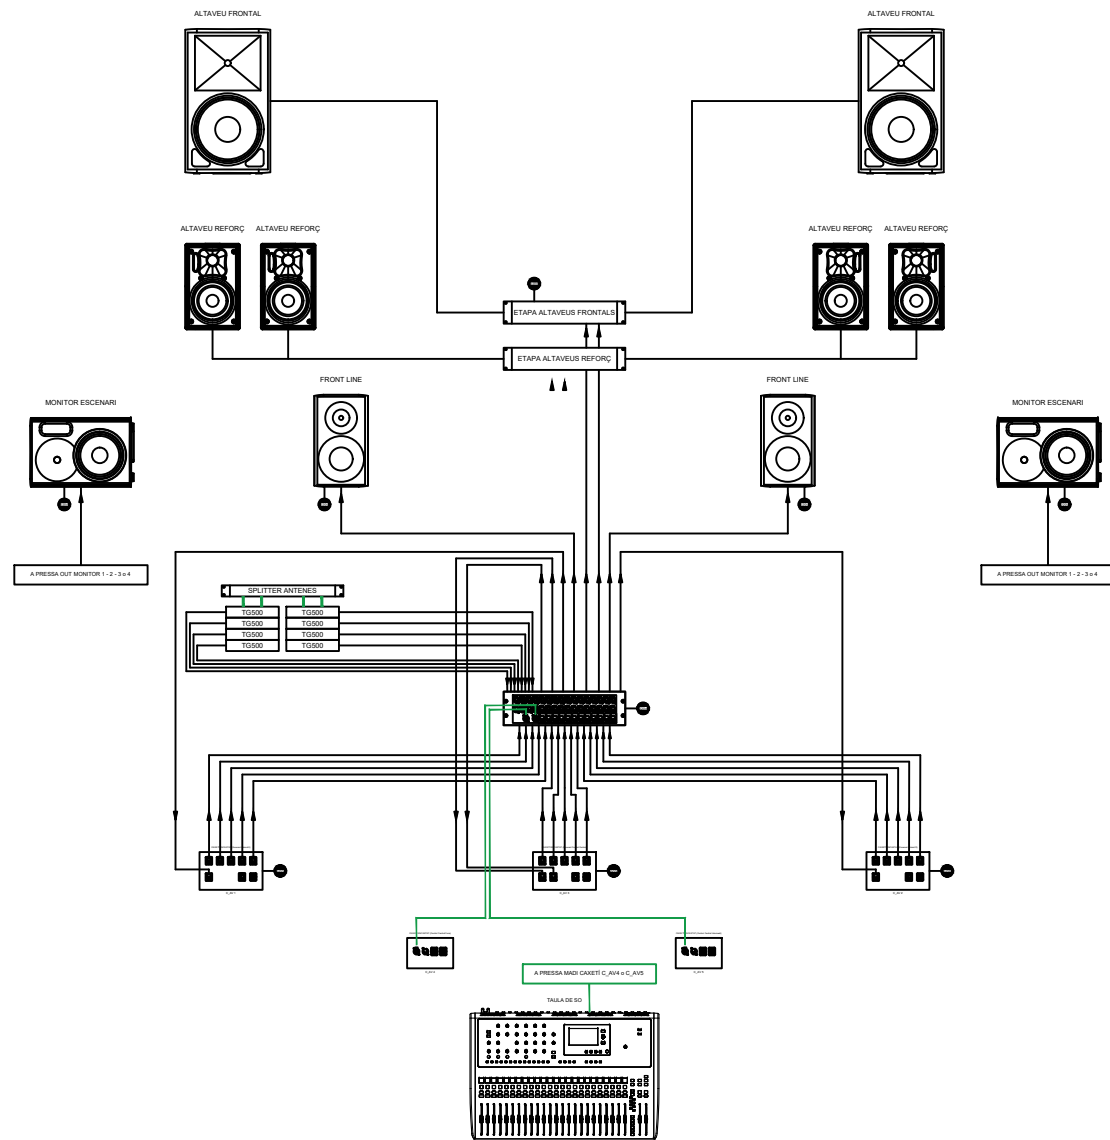

GENERAL AUDIO

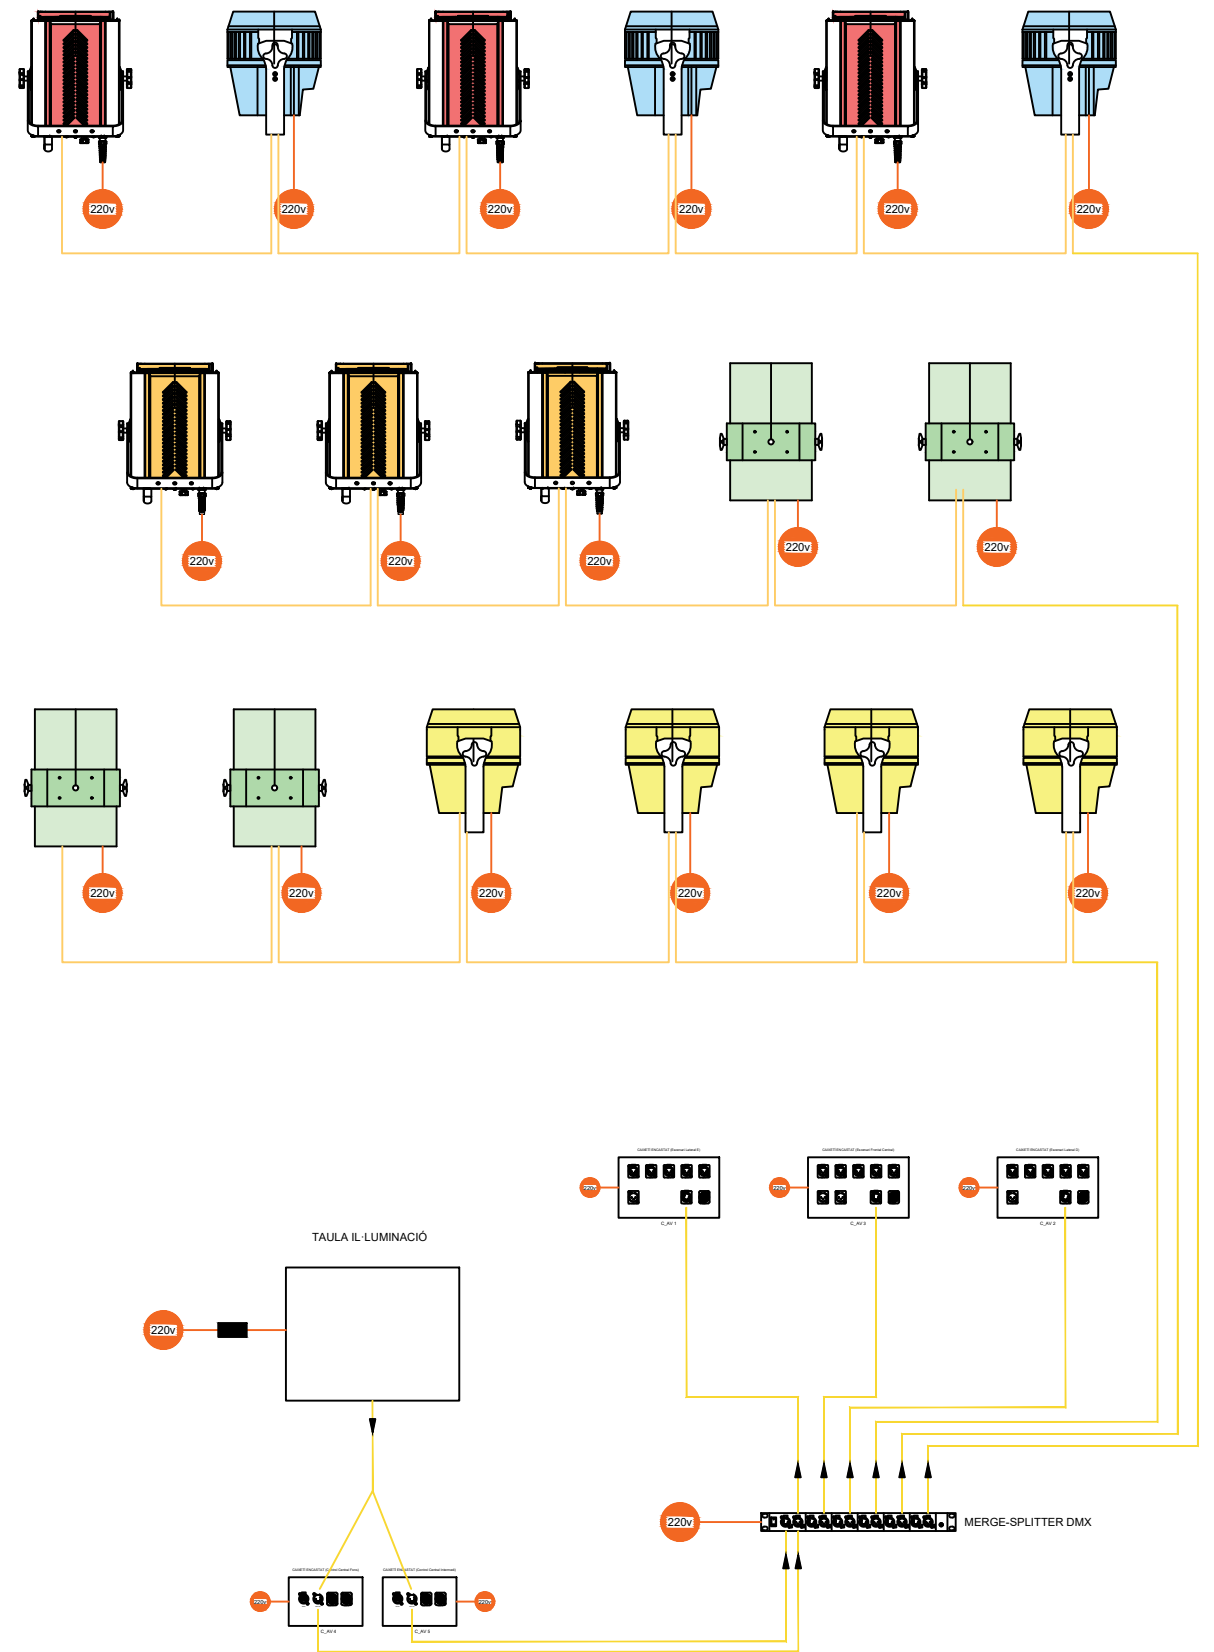

ILLUMINACIÓ

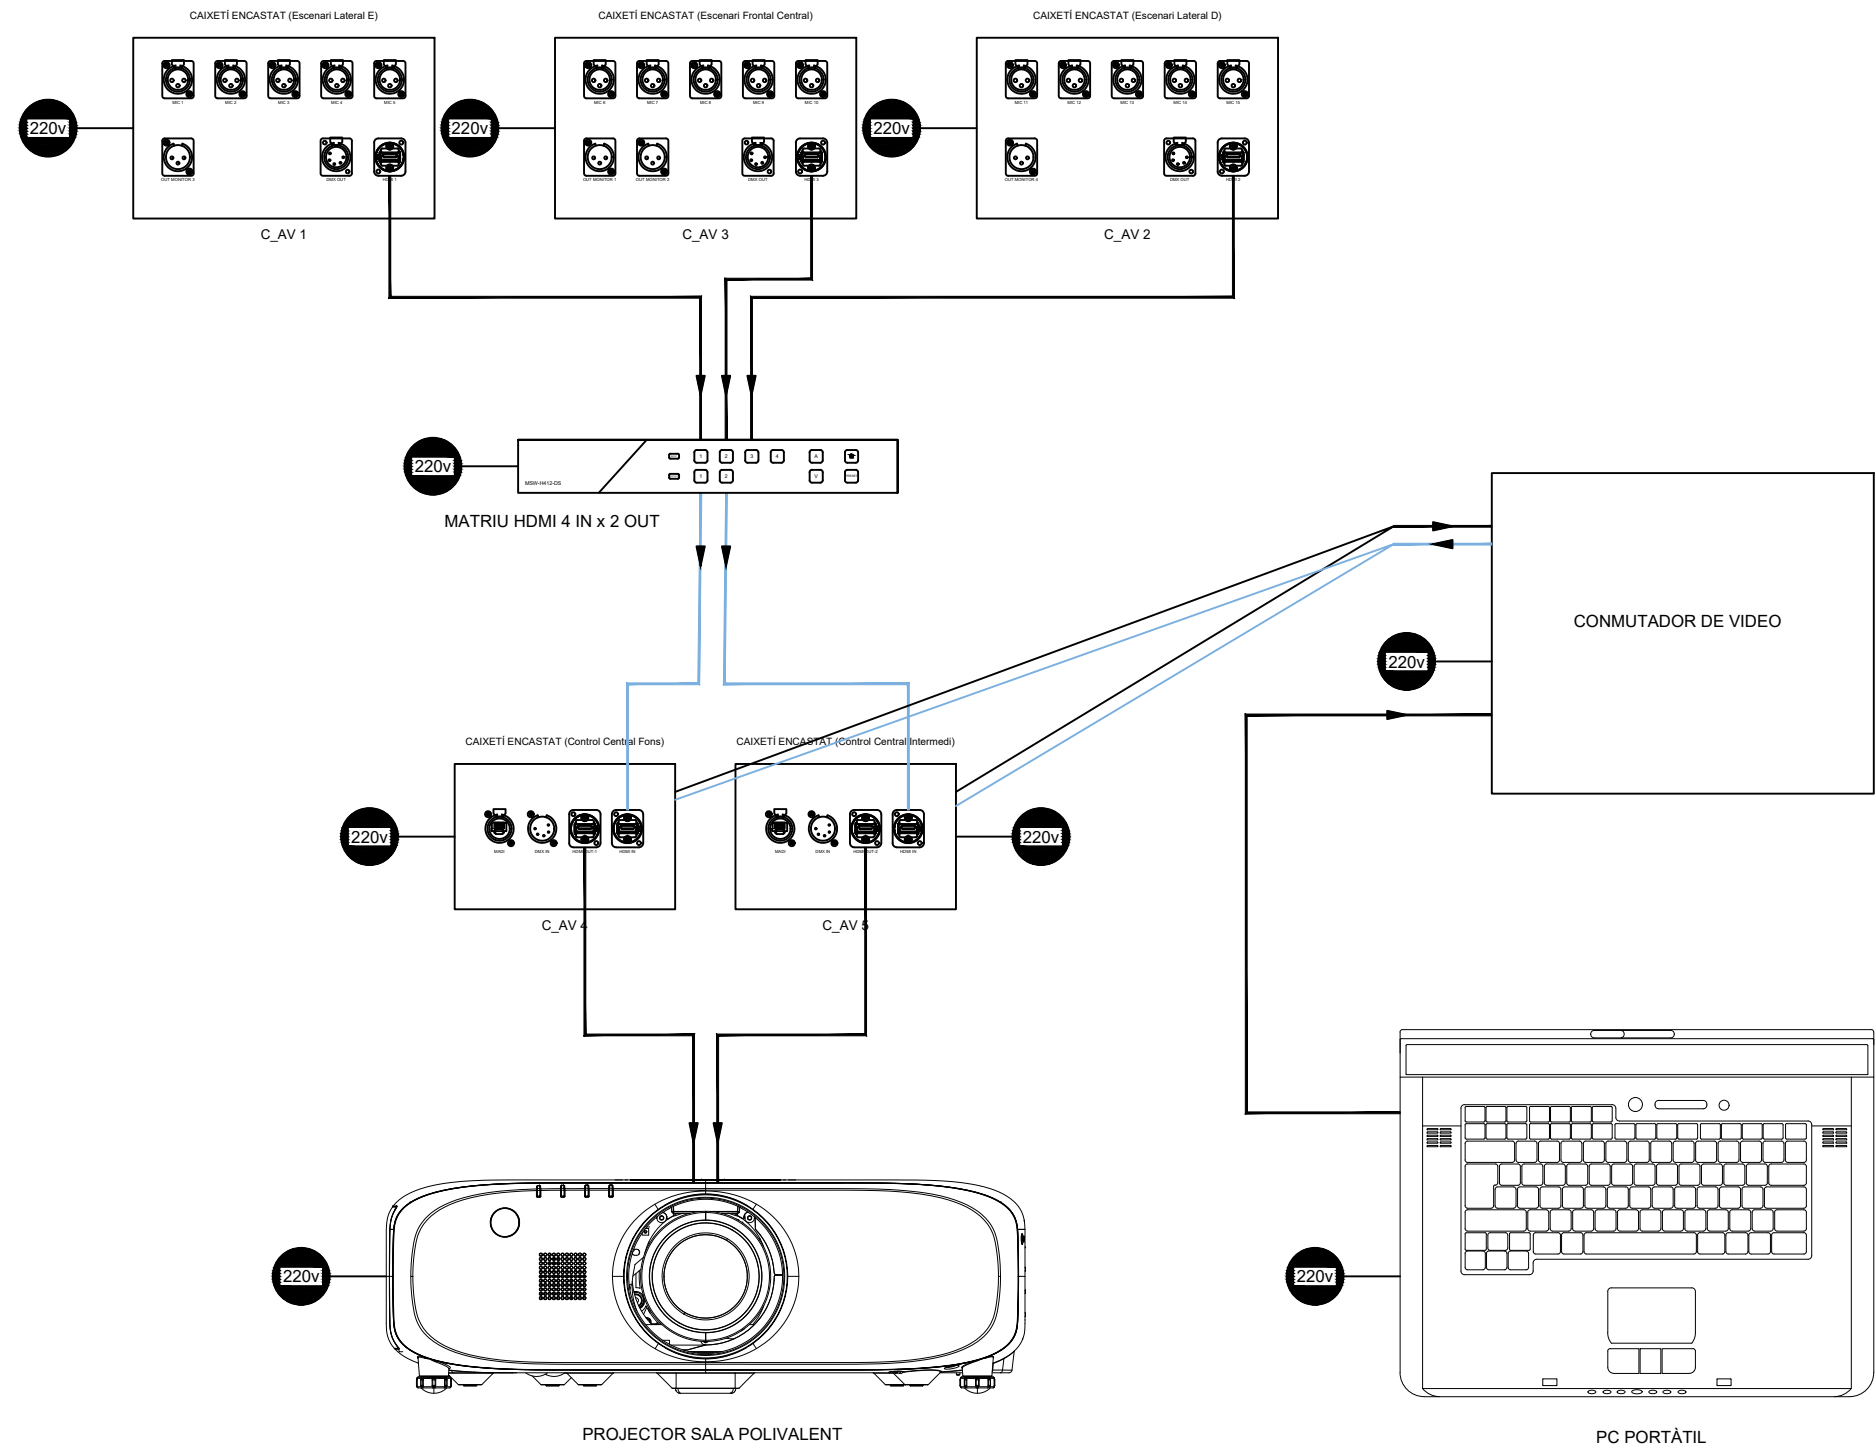

MITJANS VISUALS

MITJANS VISUALS