

Exp.: 24023



MILLORA DEL CENTRE D'ACOLLIDA D'ANIMALS DOMÈSTICS DE LA MANCOMUNITAT PENEDÈS-GARRAF. FASE I

PROJECTE BÀSIC I D'EXECUCIÓ

Volum 2/2



UTE GUITART ARQUITECTURA I ASS & MASALA CONSULTORS

Francesc Pérez Cabrero, 7, 3B - 08021 BCN - 932400030 - xguitart@guitartarquitectura.com

MARÇ 2025



Projecte Bàsic i d'Execució
Validació visat-ift.coac.net/ValidarCSV.aspx: n6CvcZPlVp8Gox

TD2563756

Camí DE LA PEDRERA S/N, 08720 Vilafranc...

Col·legi d'Arquitectes de Catalunya
VISAT 2025001384 15/5/2025



CSV: 1f0d99a7-2ba6-4c92-b1c0-955978438290
Aquest document és document electrònic segons l'article 27 de la Llei 39/2015, de 30 de setembre, de la funció pública administrativa.
Codi de verificació: 1f0d99a7-2ba6-4c92-b1c0-955978438290
https://tramitis.mancomunitat.cat/Ciutadania/ValidarDocuments.aspx.



Validació visat: it.coac.net/ValidarCSV.aspx?n6CvcZPlvp8G0x

VISAT

COAC



ÍNDEX DOCUMENTACIÓ GRÀFICA

PLÀNOLS DE DESMUNTATGES I ENDERROCS (DiE)

01 DiE	Planta general Desmuntatges i enderrocs	E 1/300
02 DiE	Seccions Longitudinals 3-3', 4-4' i 5-5' Desmuntatges i enderrocs	E 1/300
03 DiE	Planta general Moviment de terres	E 1/300

PLÀNOLS DE LA PROPOSTA D'INTERVENCIÓ (PI)

01 PI	Planta general. Projecte global Identificació Fase I	E 1/1000
02 PI	Planta general. Projecte global Fases constructives	E 1/1000
03 PI	Planta general Identificació Fase I. Nivells	E 1/1000
04 PI	Planta Fase I. Blocs agrupació Identificació d'espais, usos i superfícies	E 1/500
05 PI	Secció longitudinal S1-1'. Fase I Identificació d'espais. Nivells	E 1/300
06 PI	Planta tipus agrupació Identificació d'espais, usos i superfícies. Cotes i nivells	E 1/75
07 PI	Alçats tipus agrupació Cotes i nivells	E 1/75
08 PI	Planta i secció tipus mòdul habitatge Cotes	E 1/40
09 PI	Detalls constructius habitatge Identificació i caracterització de materials	E 1/15
10 PI	Fusteries. Reixes Identificació i caracterització de fusteries. Cotes	E 1/50
11 PI	Planta Fase I. Paviments Quantificació i caracterització paviments	E 1/500
12 PI	Planta tipus agrupació. Paviments Quantificació i caracterització paviments	E 1/75
13 PI	Planta general. Implantació de vegetació Identificació i localització d'espècies	E 1/250
14 PI	Implantació de vegetació Identificació d'espècies. Fotografies	-

PLÀNOLS D'INSTAL·LACIONS

01 INS	Planta general Implantació general d'instal·lacions	E 1/300
02 INS	Planta tipus agrupació. Instal·lacions Identificació i situació de sanejament, aigua, electricitat i videovigilància	E 1/75
03 INS	Alçats tipus A1, A2 i A3. Instal·lacions Identificació i situació de sanejament, aigua, electricitat i videovigilància	E 1/50
04 INS	Seccions S1 i S2. Instal·lacions Identificació i situació de sanejament, aigua, electricitat i videovigilància	E 1/50
05 INS	Planta tipus agrupació. Instal·lacions Identificació i situació de sanejament	E 1/75
06 INS	Planta tipus agrupació. Instal·lacions Identificació i situació d'aigua	E 1/75
07 INS	Planta tipus agrupació. Instal·lacions Identificació i situació d'electricitat i videovigilància	E 1/75
08 INS	Instal·lacions Esquemes unifilars d'electricitat	E 1/75

PLÀNOLS D'ESTRUCTURA

01 E	Planta coberta i fonamentació Detalls	E 1/75
------	--	--------

PLÀNOLS D'ESTUDI DE SEGURETAT I SALUT (ESS)

01 ESS	Planta àmbit d'intervenció Estudi de Seguretat i Salut	E 1/300
--------	---	---------

PROJECTE BÀSIC I EXECUTIU

MILLORA DEL CENTRE D'ACOLLIDA D'ANIMALS DOMÈSTICS DE LA MANCOMUNITAT PENEDÈS-GARRAF. FASE I

PLÀNOLS DE DESMUNTATGES I ENDERROCS (DIE)



Validació visat: it.coac.net/ValidarCSV.aspx?n6CvczPIvp8G0x

VISAT

COAC



PLANTA GENERAL. DESMUNTATGES I ENDERROCS
E 1:300




PLANTA DE REFERÈNCIA. IDENTIFICACIÓ ÀMBIT INTERVENCIÓ
E 1:2500


FASE I. Superfície àmbit = 1.705,40 m²

DESMUNTATGES I ENDERROCS. LLEGENDA


- Desmuntatge i Acopi per a reutilització**
- Tanques a reutilitzar
- Enderrocs**
- Tanques
 - Tala d'arbrat

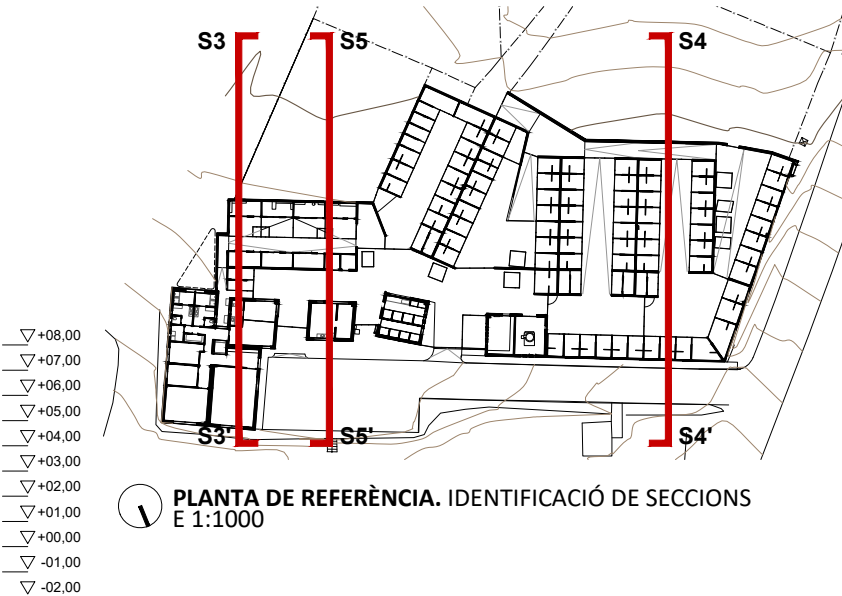


S 3-3'. SECCIÓ LONGITUDINAL. DESMUNTATGES I ENDERROCS
E 1:300

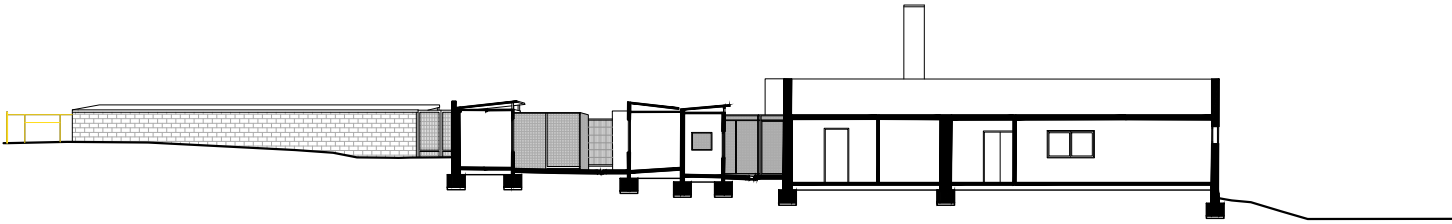

S4-4'. SECCIÓ LONGITUDINAL. DESMUNTATGES I ENDERROCS
E 1:300

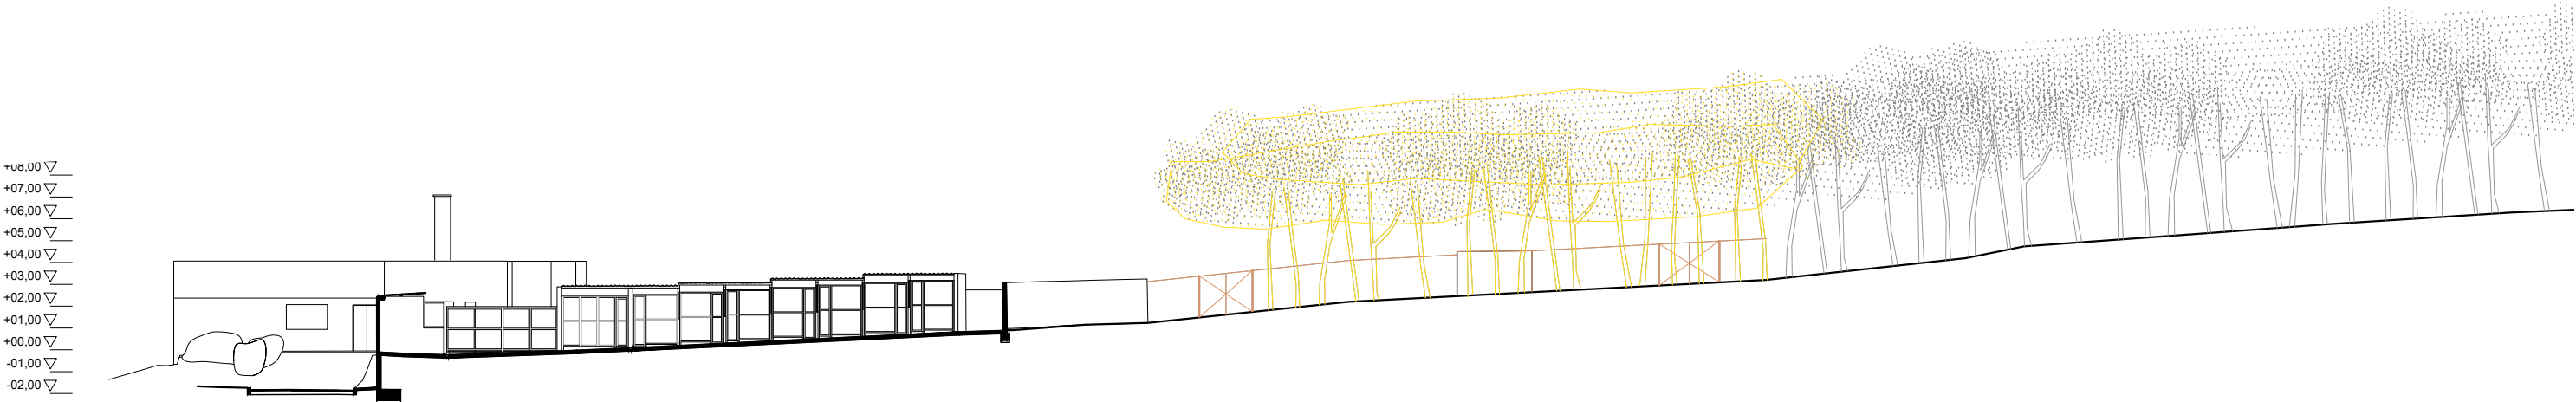

S5-5'. SECCIÓ LONGITUDINAL. DESMUNTATGES I ENDERROCS
E 1:300

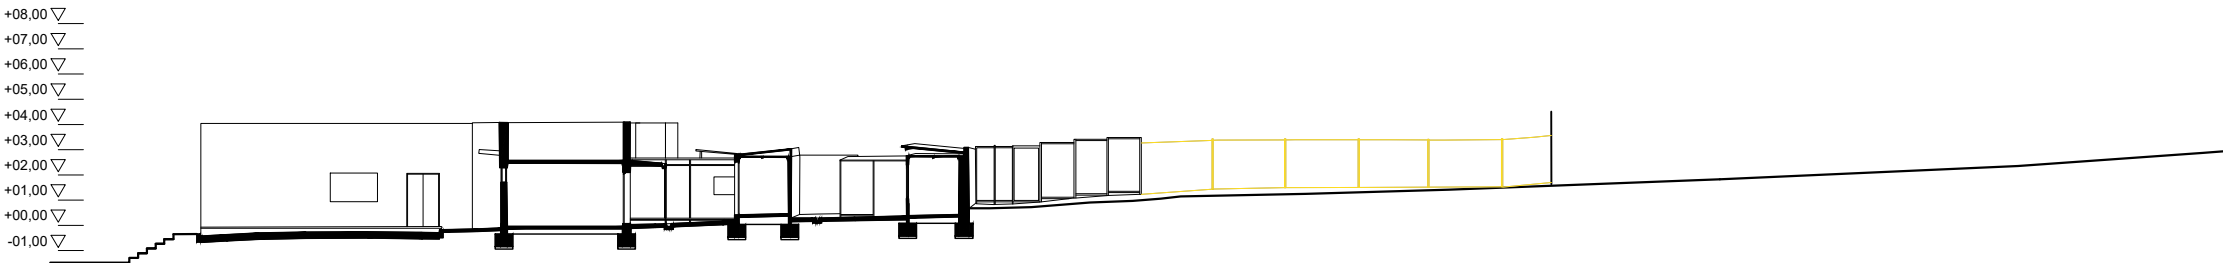

DESMUNTATGES I ENDERROCS. LLEGENDA

- Desmuntatge i Acopi per a reutilització**
- Tanques a reutilitzar
- Enderrocs**
- Tanques
 - Tala d'arbrat



Projecte
MILLORA DEL CENTRE D'ACOLLIDA D'ANIMALS DOMÈSTICS
DE LA MANCOMUNITAT PENEDÈS-GARRAF. FASE I
PROJECTE BÀSIC I D'EXECUCIÓ

Expedient
24023

Localització
Camí de la Pedrera s/n

Municipi i comarca
Vilafranca del Penedès 08720 (Barcelona)

Propietat i promotor
Mancomunitat Penedès-Garraf


Plànol
DESMUNTATGES I ENDERROCS (DIE)
Seccions longitudinals 3-3', 4-4' i 5-5'
Desmuntatges i enderroc

Arxiu
24023_DIE_FASE I.dwg

Data Març 2025	El tècnic redactor UTE GAA & MASALA Xavier Guitart Tarrés (arqte. repr.)	La Propietat Mancomunitat Penedès-Garraf
Escala 1:300 - DIN A3	Equip tècnic G. Guitart, S. García, A. Martínez, A. Bachs, O. Guitart	
Número 02 DIE		



PLANTA GENERAL. MOVIMENT DE TERRES
E 1:300

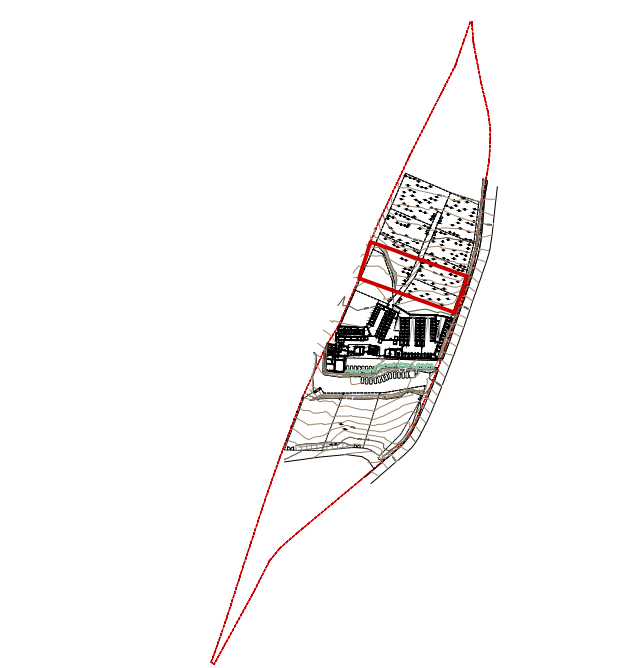


PLANTA DE REFERÈNCIA. IDENTIFICACIÓ PARCEL·LA
E 1:5000

Parcel·la. Superfície cadastre: 20.229,00 m²
FASE I. Superfície àmbit = 1.705,40 m²

DESMUNTATGES I ENDERROCS. MOVIMENT DE TERRES. LLEGENDA

- Excavació de terres**
- 0,00-0,50 m
 - 0,50-1,00 m
 - 1,00-1,50 m
 - 1,50-2,00 m
- Aportació de terres**
- 0,00-0,50 m
 - 0,50-1,00 m
 - 1,00-1,50 m
 - 1,50-2,00 m

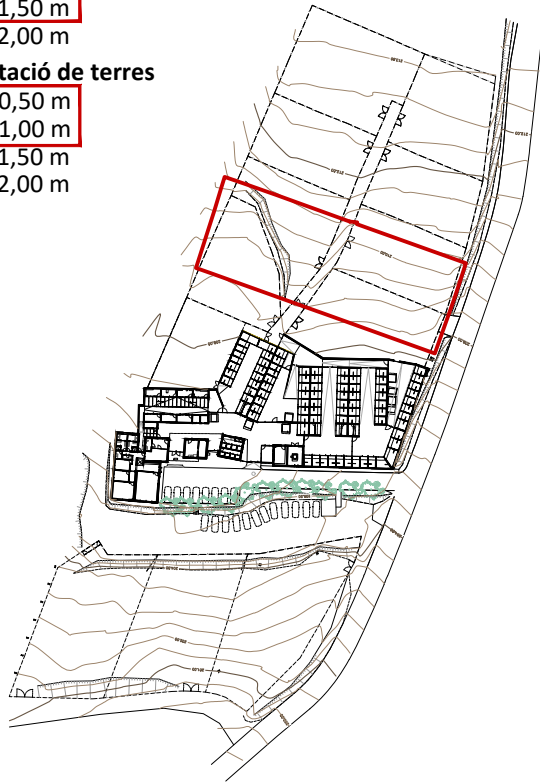

PLANTA GENERAL. IDENTIFICACIÓ D'ACTUACIONS
E 1:1000

PROPOSTA D'INTERVENCIÓ (PI)

MILLORA DEL CENTRE D'ACOLLIDA D'ANIMALS DOMÈSTICS DE LA MANCOMUNITAT PENEDÈS-GARRAF. FASE I
PROJECTE BÀSIC I EXECUTIU

CSV: 1f0d99a7-2ba6-4c92-b1c0-955978438290
Aquest document es document electrònic segons l'article 27 de la Llei 39/2015, de 1 d'octubre. La seva autenticitat pot ser comprovada a l'adreça <https://tramits.mancomunitat.cat/Ciutadania/ValidarDocuments.aspx>.




PLANTA GENERAL. PROJECTE GLOBAL. IDENTIFICACIÓ FASE I
E 1:1000




PLANTA DE REFERÈNCIA. IDENTIFICACIÓ PARCEL·LA
E 1:5000


- Parcel·la. Superfície cadastre: 20.229,00 m²
- FASE I. Superfície àmbit = 1.705,40 m²
- ESTAT ACTUAL
- OBRA NOVA

IDENTIFICACIÓ OBRA NOVA. EDIFICACIONS I CIRCULACIONS
E 1:2000

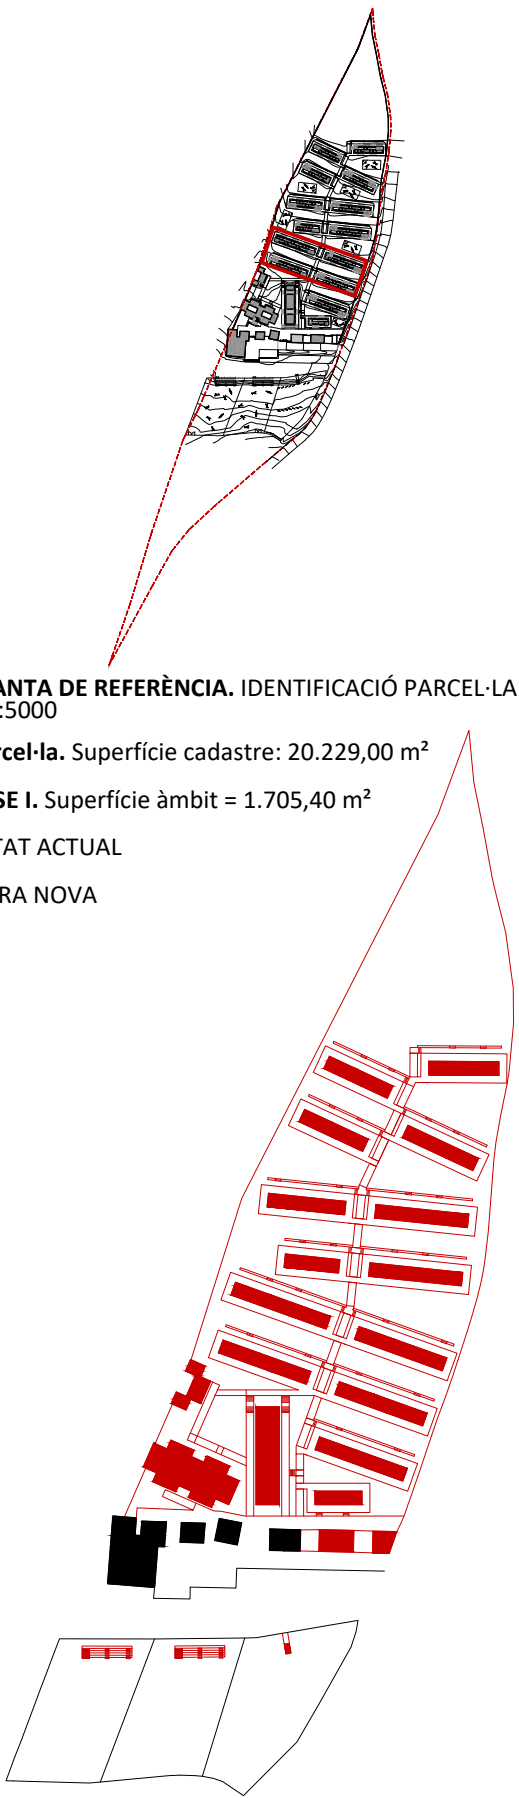

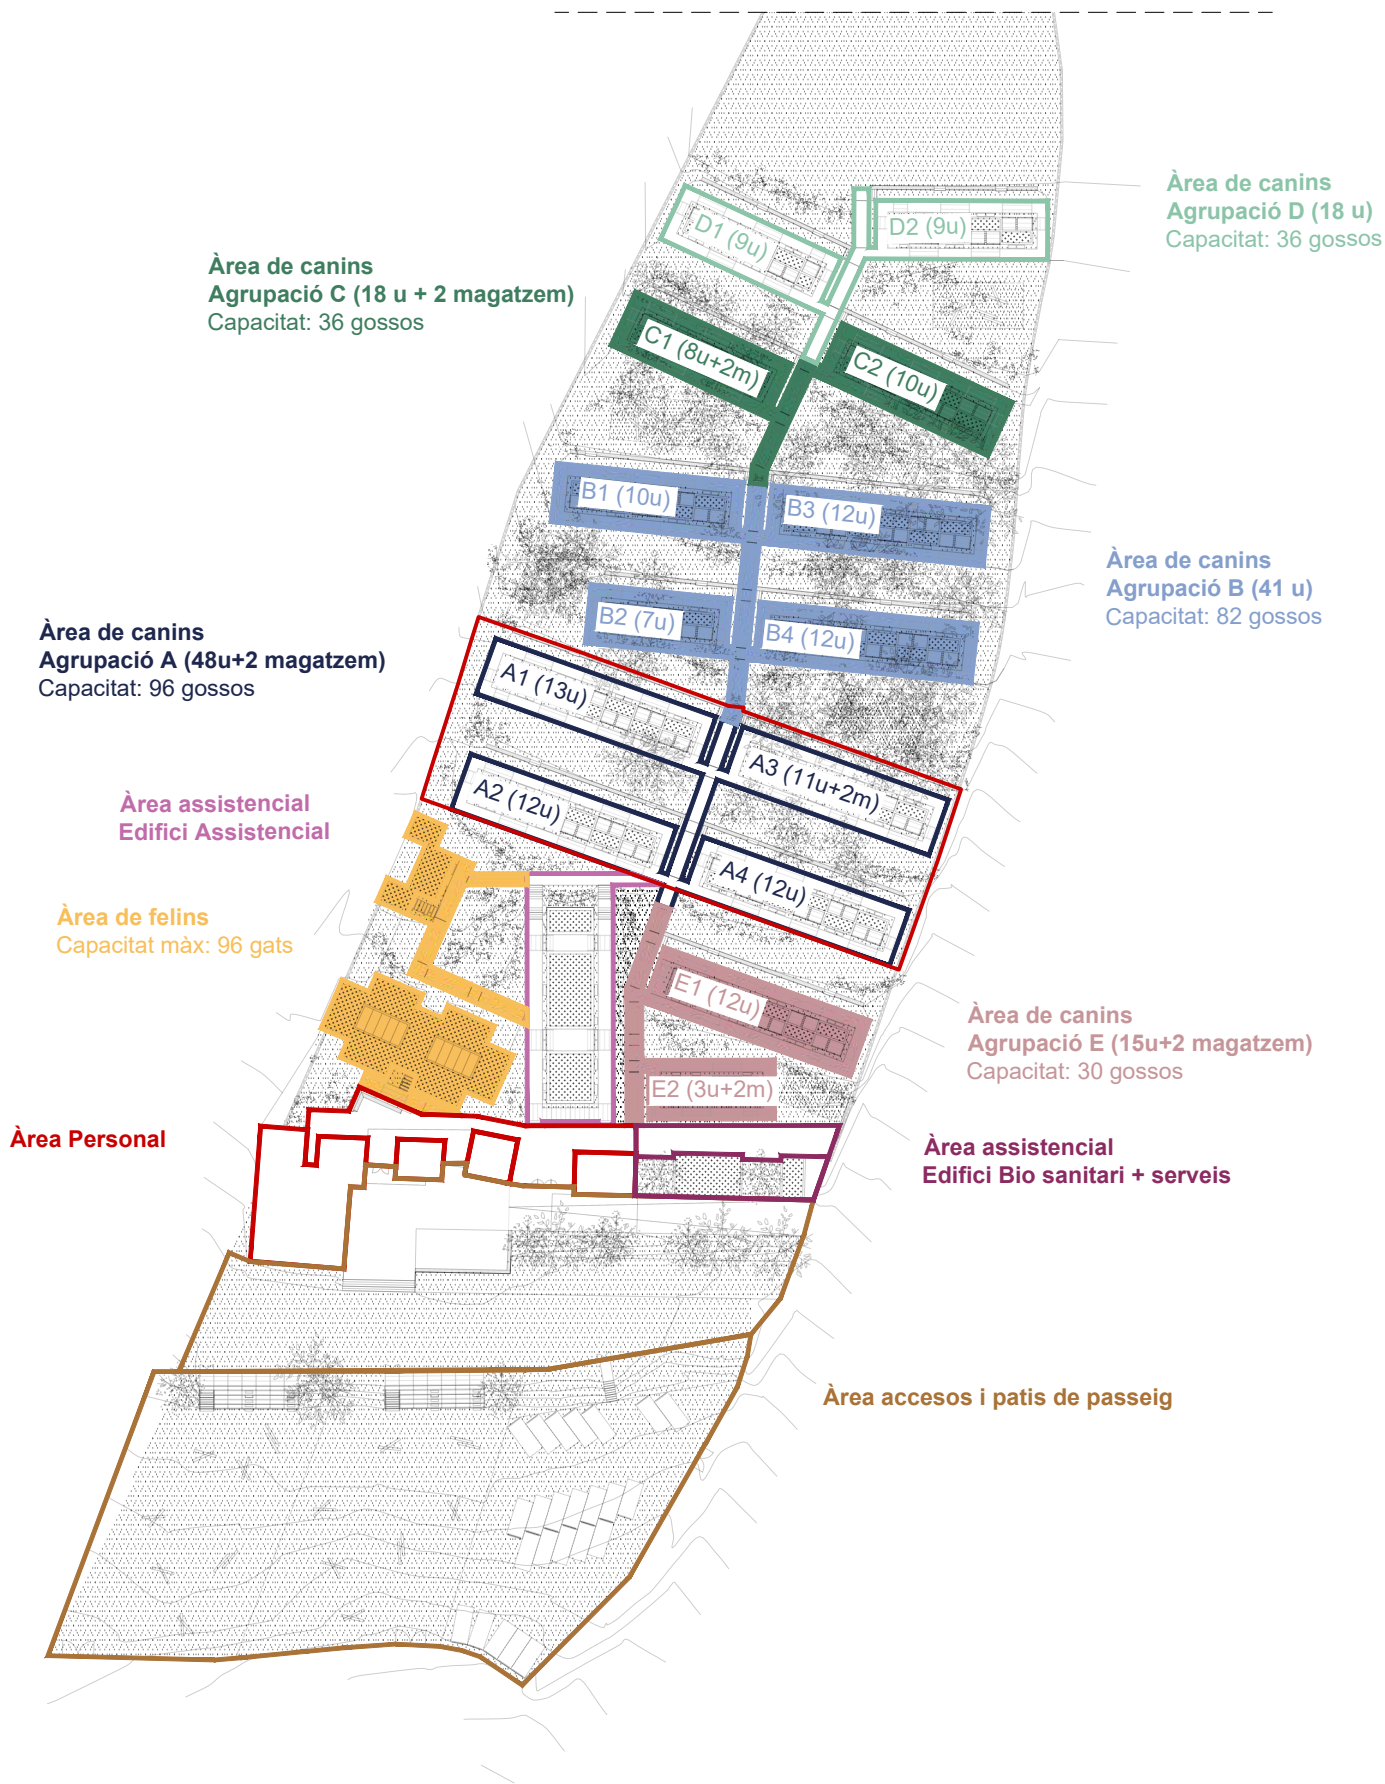

PLANTA GENERAL. PROJECTE GLOBAL. FASES CONSTRUCTIVES
E 1:1000

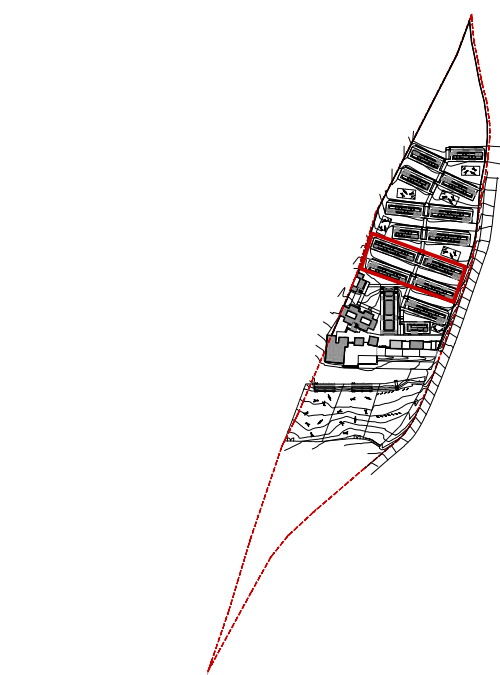


PLANTA DE REFERÈNCIA. IDENTIFICACIÓ PARCEL·LA
E 1:5000

Parcel·la. Superfície cadastre: 20.229,00 m²
FASE I. Superfície àmbit = 1.705,40 m²

FASES CONSTRUCTIVES


- Fase Àrea personal
- Fase Àrea assistencial. Edifici Assistencial
- Fase Àrea assistencial. Biosanitari+serveis
- Fase Àrea felins
- Fase Àrea canins. Agrupació A. **FASE I**
- Fase Àrea canins. Agrupació B
- Fase Àrea canins. Agrupació C
- Fase Àrea canins. Agrupació D
- Fase Àrea canins. Agrupació E
- Fase patis accés

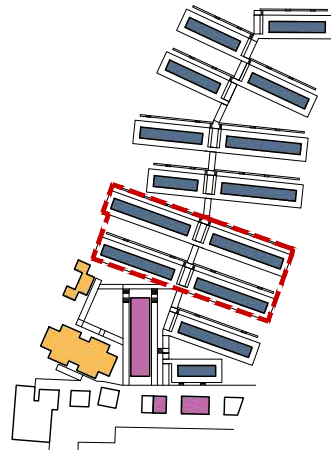


ORGANIGRAMA D'USOS. ÀREES FUNCIONALS I CIRCULACIONS
E 1:2500

- Àrea Personal (AP)
- Àrea Assistencial (AA)
- Àrea Canins (AC)
- Àrea Felins (AF)



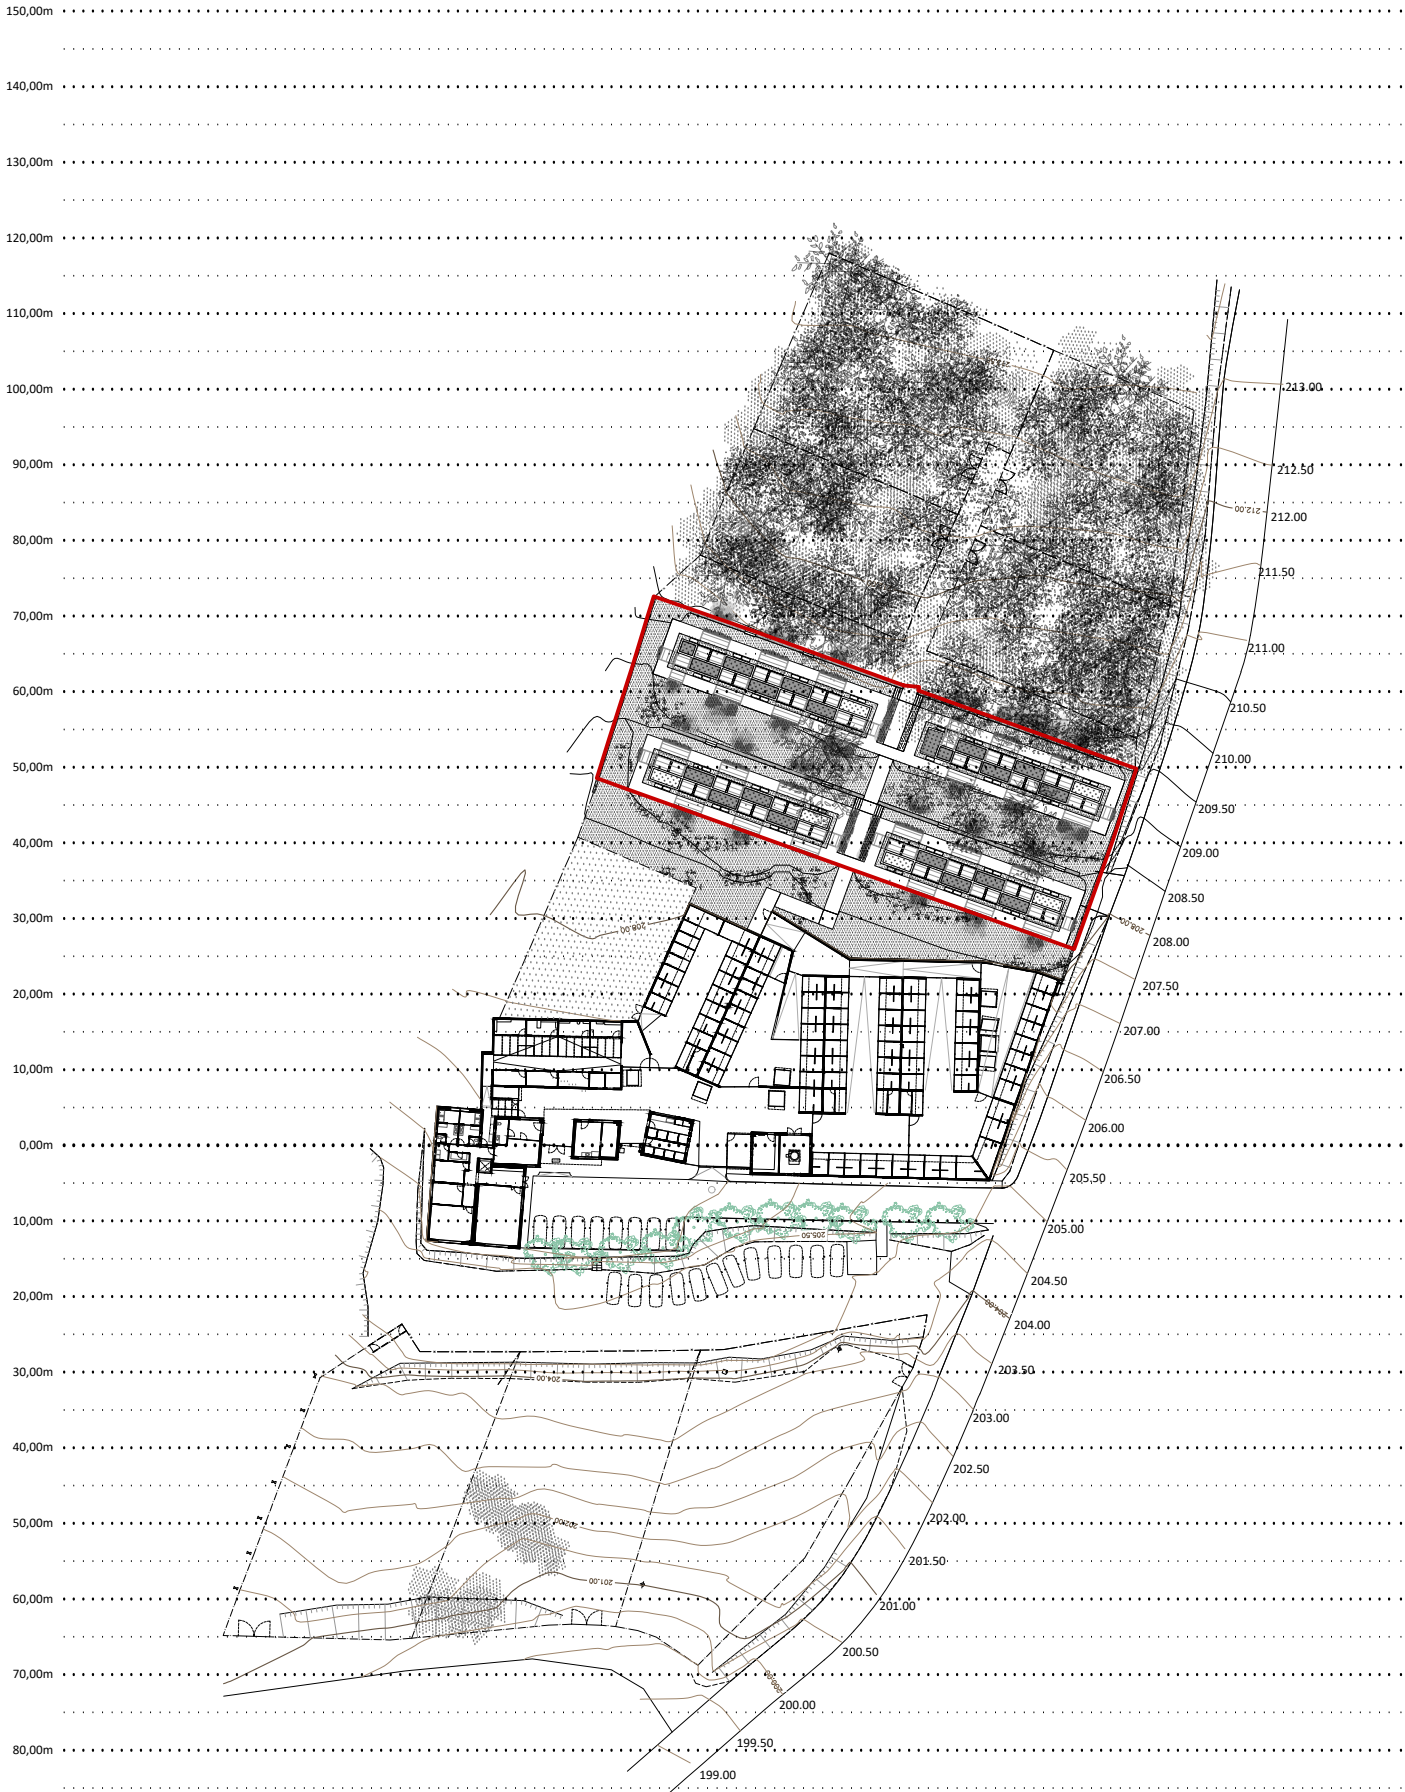


 **PLANTA GENERAL. IDENTIFICACIÓ FASE I. NIVELLS**
E 1:1000

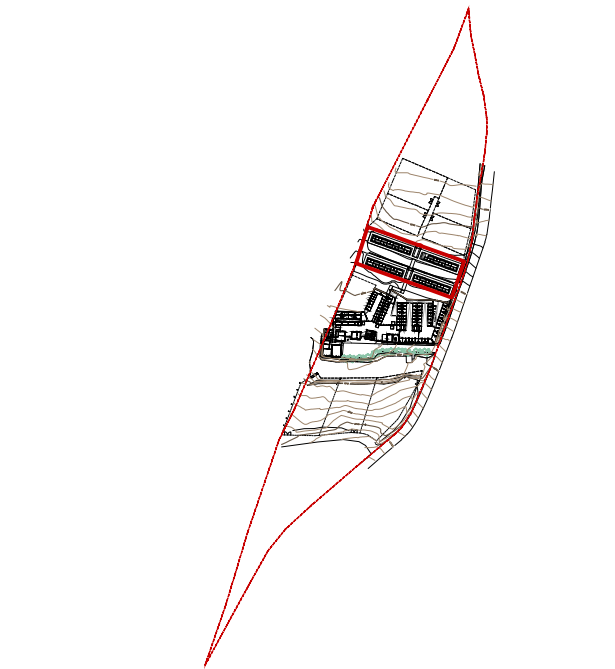

 **PLANTA DE REFERÈNCIA. IDENTIFICACIÓ PARCEL·LA**
E 1:5000

-  **Parcel·la.** Superfície cadastre: 20.229,00 m²
-  **FASE I.** Superfície àmbit = 1.705,40 m²
-  **ESTAT ACTUAL**
-  **OBRA NOVA FASE I**

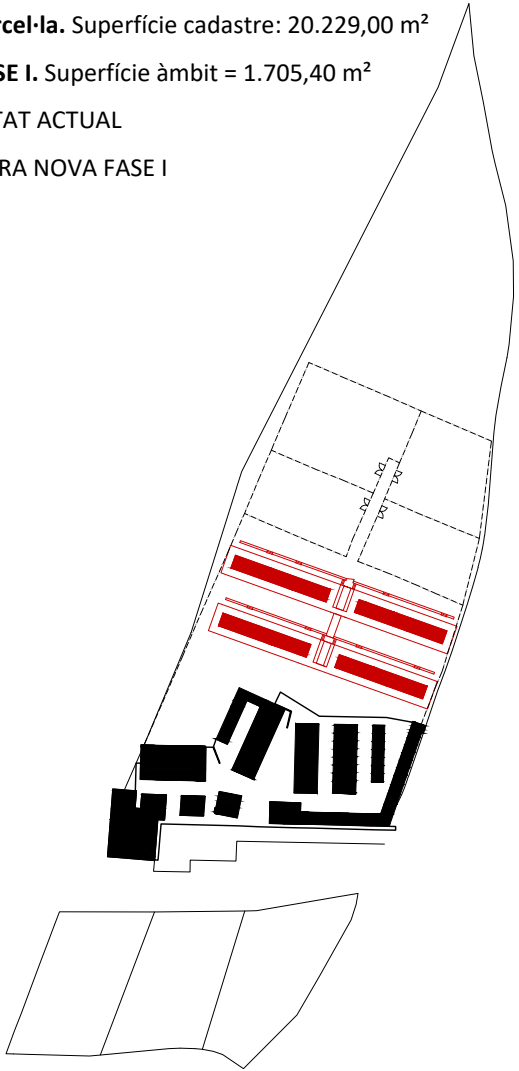

 **IDENTIFICACIÓ OBRA FASE I. EDIFICACIONS I CIRCULACIONS**
E 1:2000



Projecte
MILLORA DEL CENTRE D'ACOLLIDA D'ANIMALS DOMÈSTICS
DE LA MANCOMUNITAT PENEDEÀS-GARRAF. FASE I
PROJECTE BÀSIC I D'EXECUCIÓ

Expedient
24023

Localització
Camí de la Pedrera s/n

Municipi i comarca
Vilafranca del Penedès 08720 (Barcelona)

Propietat i promotor
Mancomunitat Penedès-Garraf

Plànol
PROPOSTA D'INTERVENCIÓ (PI)
Planta general
Identificació Fase I. Nivells

Arxiu
24023_PI_FASE I.dwg

Data
Març 2025

Escala
1:1000 - DIN A3

Número
03 PI

El tècnic redactor
UTE GAA & MASALA
Xavier Guitart Tarrés (arqte. repr.)
<https://www.xavierguitart.com/>

La Propietat
Mancomunitat Penedès-Garraf


Equip tècnic
G. Guitart, S. García, A. Martínez, A. Bachs, O. Guitart (arqts.)





PLANTA FASE I. BLOCS AGRUPACIÓ. IDENTIFICACIÓ D'ESP AIS, USOS I SUPERFÍCIES
E 1:500


FASE I. Superfície àmbit = 1.705,40 m²

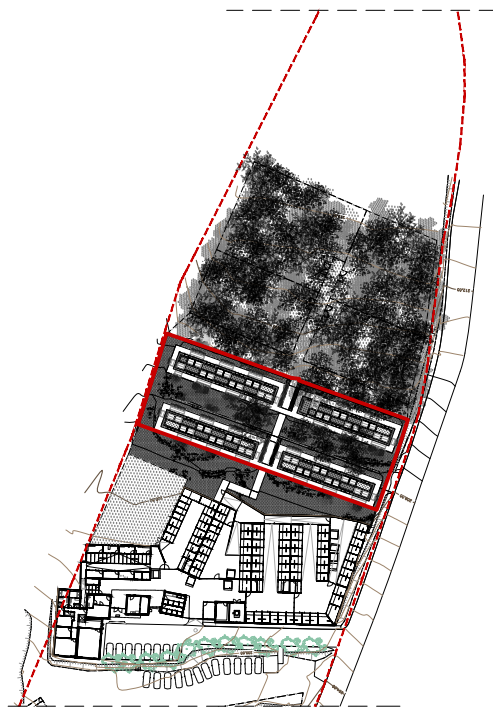

PLANTA DE REFERÈNCIA. IDENTIFICACIÓ FASE I
E 1:2000


- Parcel·la. Superfície cadastre: 20.229,00 m²
- FASE I. Superfície àmbit = 1.705,40 m²

Nº	ESPAI	SUP. CONS m²
ÀREA CANINS (AC). AGRUPACIÓ A: 4 BLOCS (48 UT)		
B. A1	BLOC A1 (13 ut)	74,85 m²
	Habitacle interior	53,79 m²
	50% Habitacle exterior	21,06 m²
B. A2	BLOC A2 (12 ut)	68,82 m²
	Habitacle interior	49,47 m²
	50% Habitacle exterior	19,35 m²
B. A3	BLOC A3 (11 ut + 2 m)	69,37 m²
	Habitacle interior	53,24 m²
	50% Habitacle exterior	16,13 m²
B. A2	BLOC A4 (12 ut)	68,82 m²
	Habitacle interior	49,47 m²
	50% Habitacle exterior	19,35 m²
TOTAL SUPERFÍCIE CONSTRUÏDA		281,86 m²
TOTAL SUPERFÍCIE OCUPACIÓ		610,35 m²

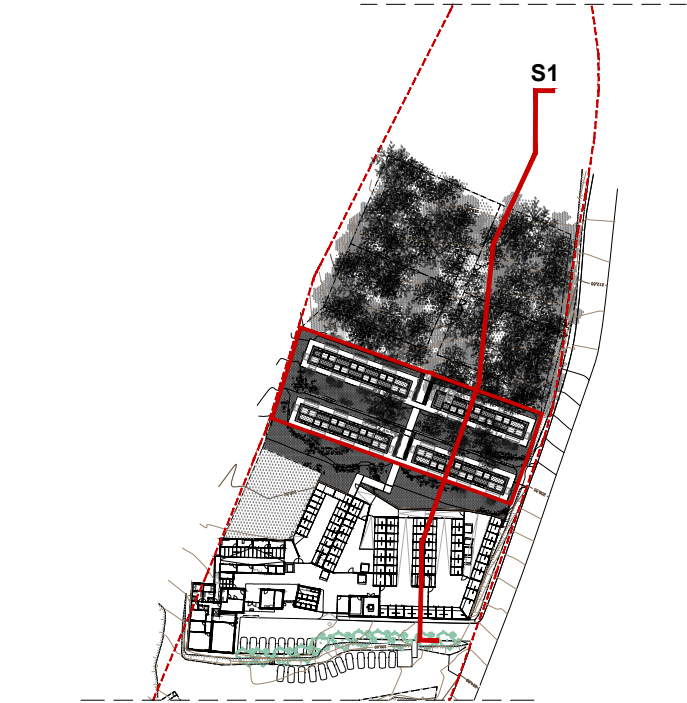

PLANTA DE REFERÈNCIA. IDENTIFICACIÓ SECCIÓ
E 1:2000

FASE I. Superfície àmbit = 1.705,40 m²
Superfície construïda = 294,63 m²

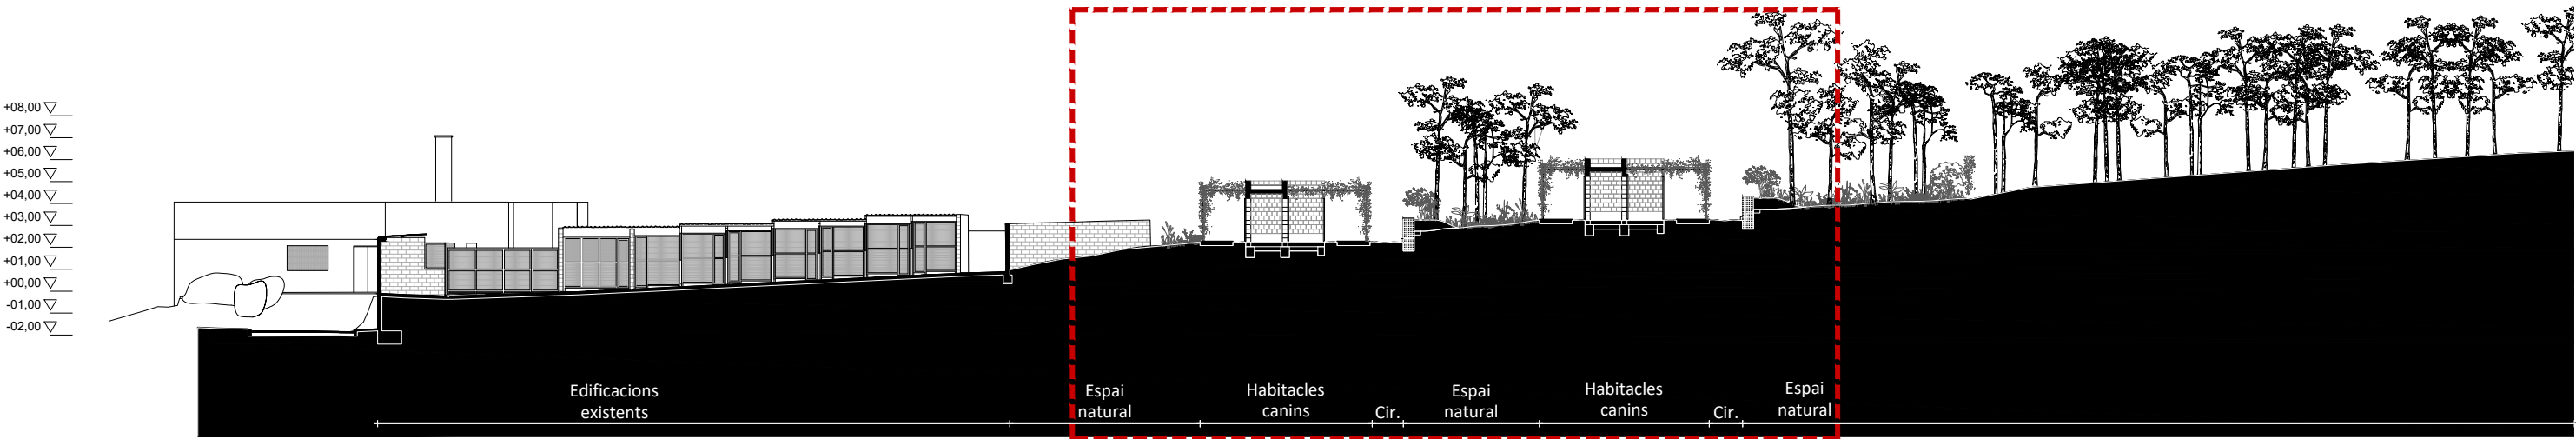


S1-1'. SECCIÓ LONGITUDINAL FASE I. IDENTIFICACIÓ D'ESPAIS. NIVELLS
E 1:400

	Projecte MILLORA DEL CENTRE D'ACOLLIDA D'ANIMALS DOMÈSTICS DE LA MANCOMUNITAT PENEDÈS-GARRAF. FASE I PROJECTE BÀSIC I D'EXECUCIÓ	Localització Camí de la Pedrera s/n	Plànol PROPOSTA D'INTERVENCIÓ (PI) Secció longitudinal S1-1' FASE I Identificació d'espais. Nivells	Data Març 2025	El tècnic redactor UTE GAA & MASALA Xavier Guitart Tarrés (arqte. repr.)	La Propietat Mancomunitat Penedès-Garraf
	Expedient 24023	Municipi i comarca Vilafranca del Penedès 08720 (Barcelona)	Arxiu 24023_PI_FASE I.dwg	Escala 1:300 - DIN A3	Número 05 PI	Equip tècnic G. Guitart, S. García, A. Martínez, A. Bachs, O. Guitart


Nº	ESPAI	SUP. ÚTILS m²
ÀREA CANINS (AC)		
AGRUPACIÓ A: 4 BLOCS (48 UT)		
AC.01	Habitacle interior (3m² x 48ut)	144,00 m²
AC.02	Habitacle exterior (2,86m² x 48ut)	137,28 m²
AC.03	Magatzem (2,76m² x 2ut)	5,52 m²
TOTAL SUPERFÍCIES ÚTILS		286,80 m²
TOTAL SUPERFÍCIE CONSTRUÏDA		281,86 m²




FASE I. Agrupació A

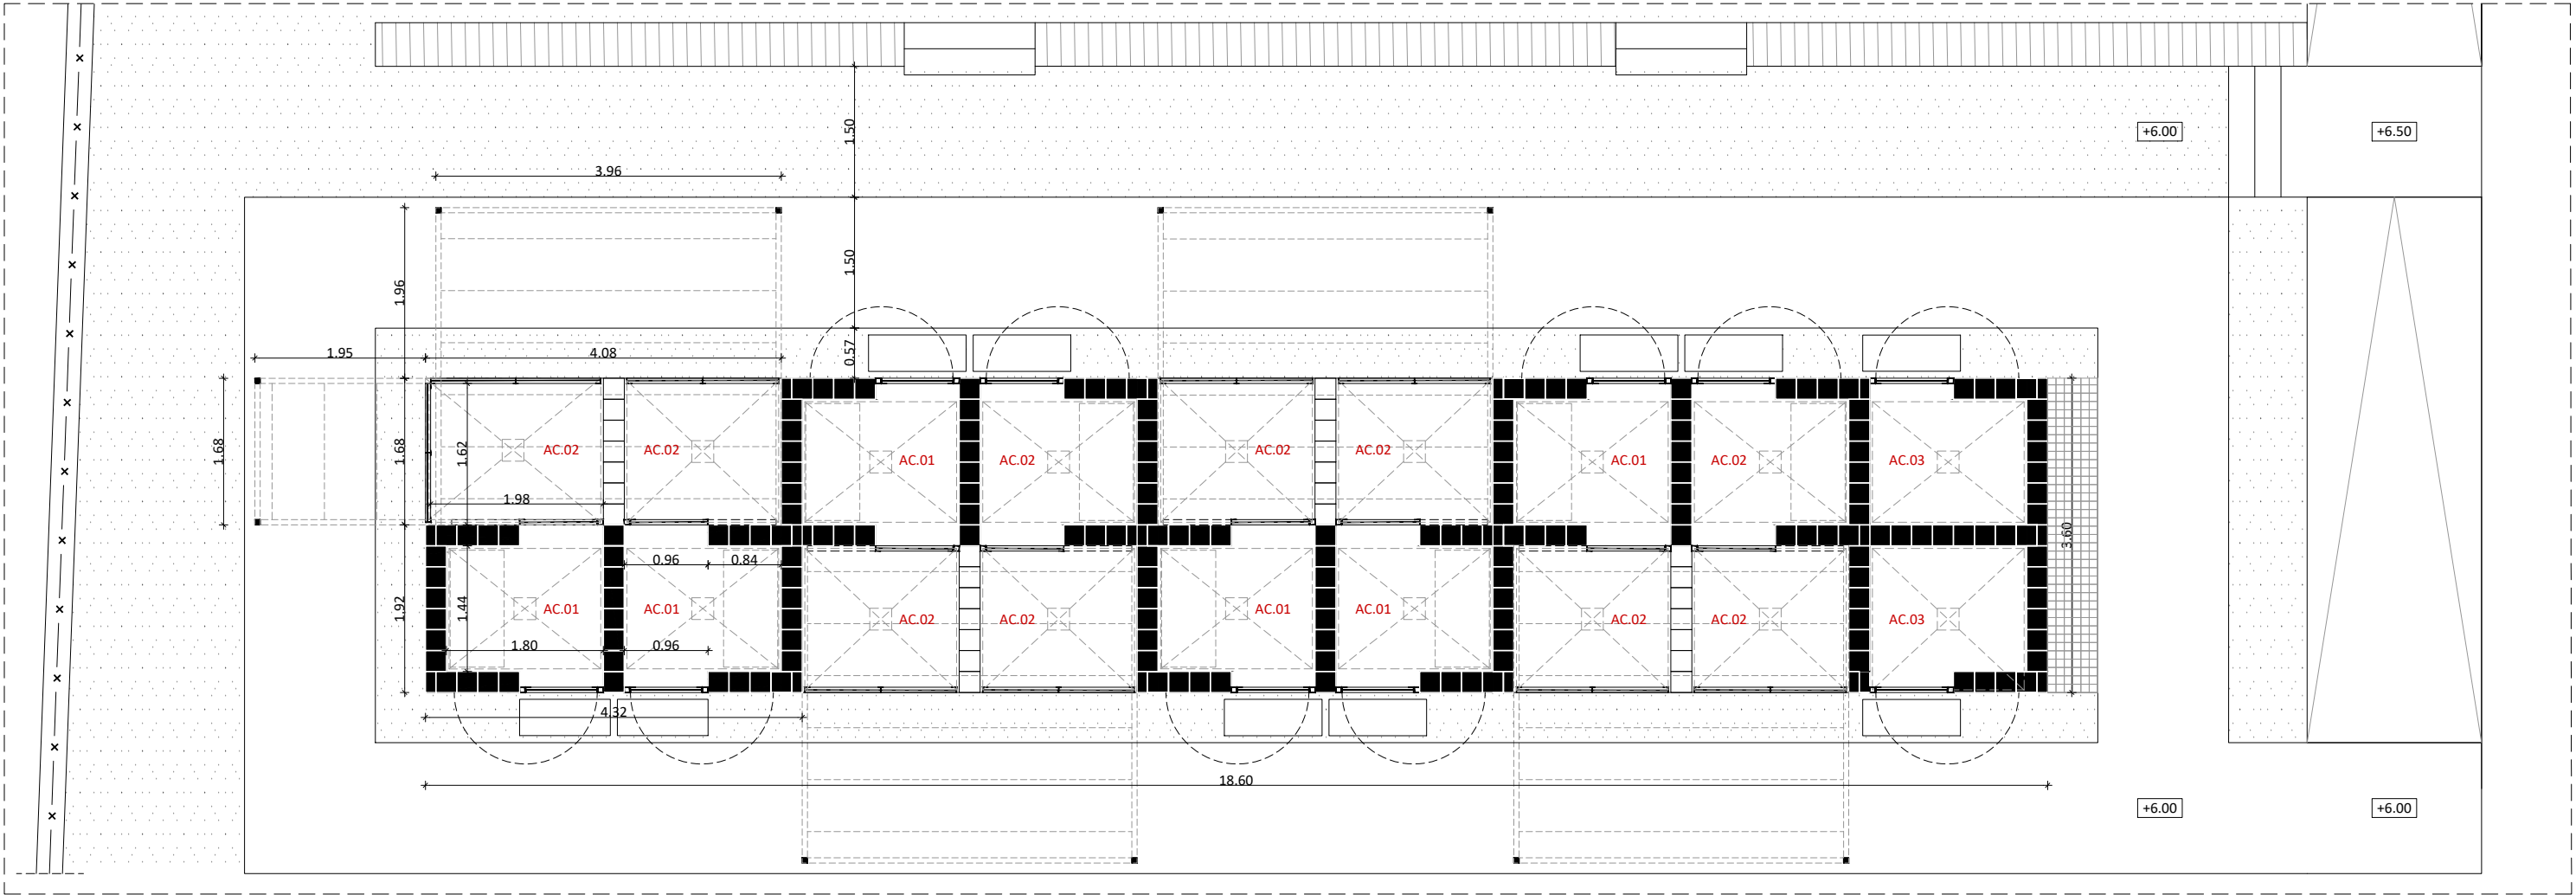


PLANTA TIPUS AGRUPACIÓ. IDENTIFICACIÓ D'ESP AIS, USOS I SUPERFÍCIES. COTES I NIVELLS E 1:75

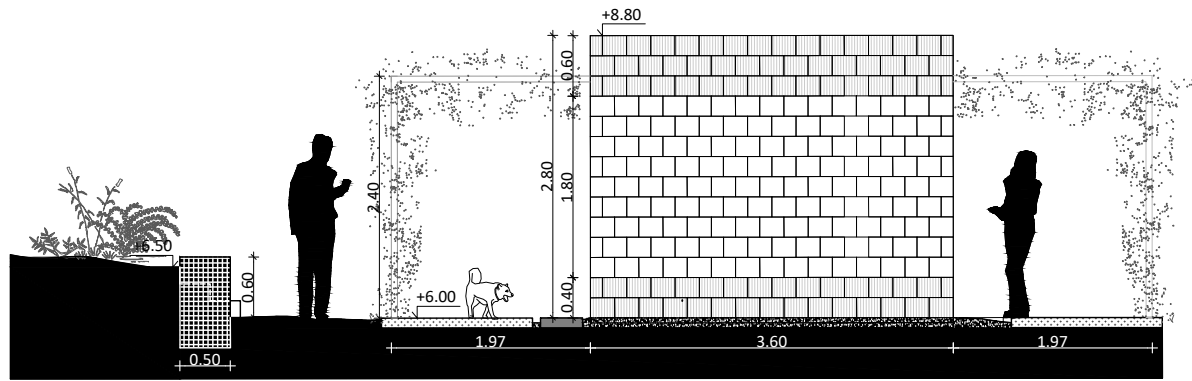


A4. ALÇAT TIPUS MAGATZEM. COTES I NIVELLS
E 1:75

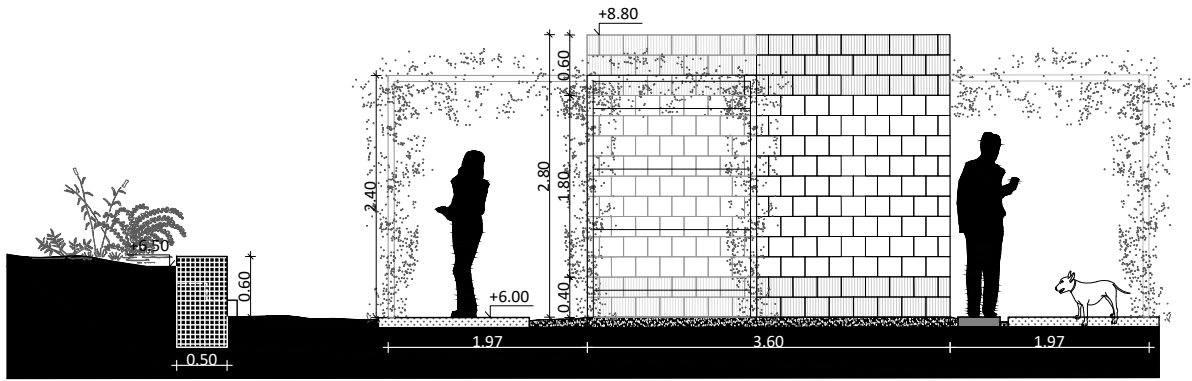


A3. ALÇAT TIPUS TESTER HABITACLE. COTES I NIVELLS
E 1:75

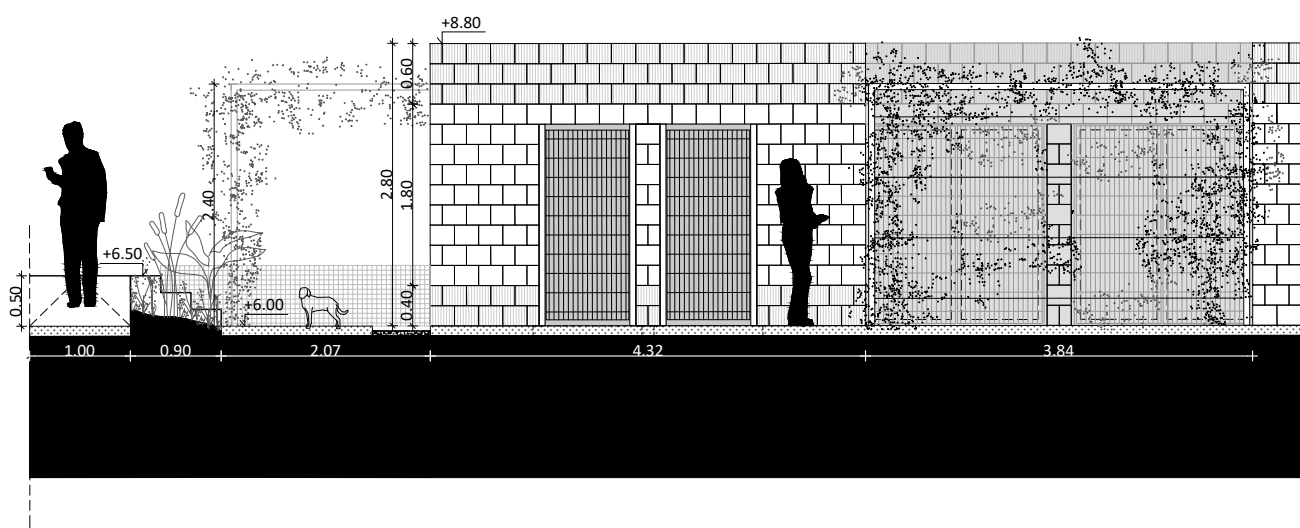


A1. ALÇAT TIPUS 1 EXTREM AGRUPACIÓ HABITACLES. COTES I NIVELLS
E 1:75

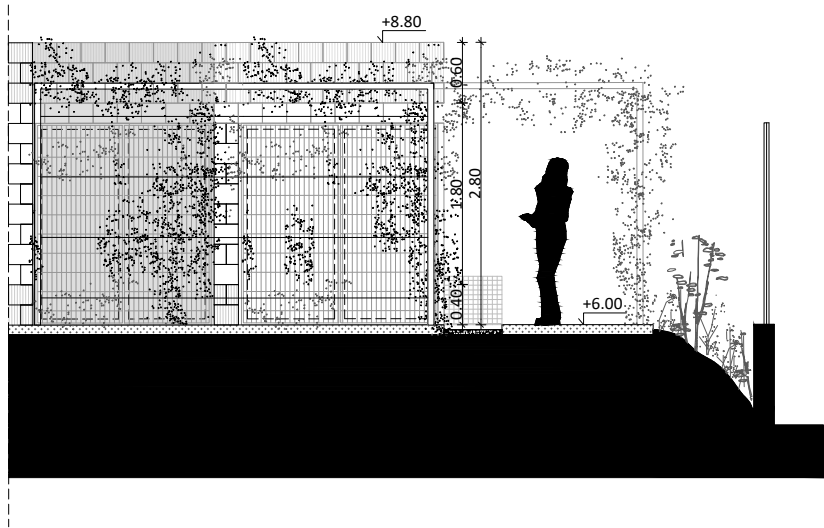


A2. ALÇAT TIPUS 2 EXTREM AGRUPACIÓ HABITACLES. COTES I NIVELLS
E 1:75

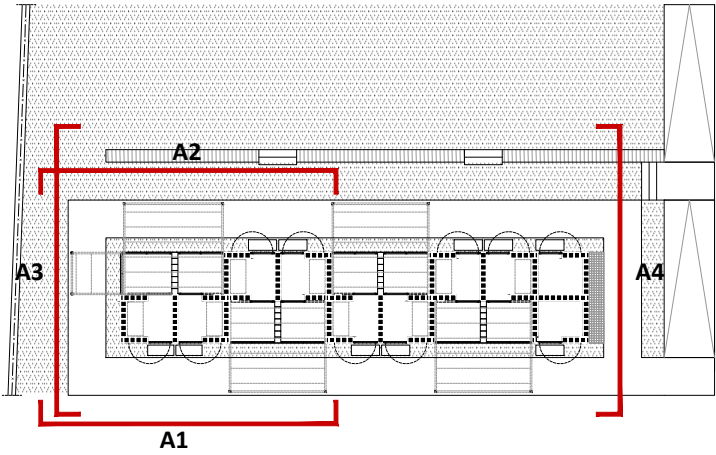


PLANTA TIPUS. BLOC DE REFERÈNCIA. IDENTIFICACIÓ ALÇATS
E 1:300

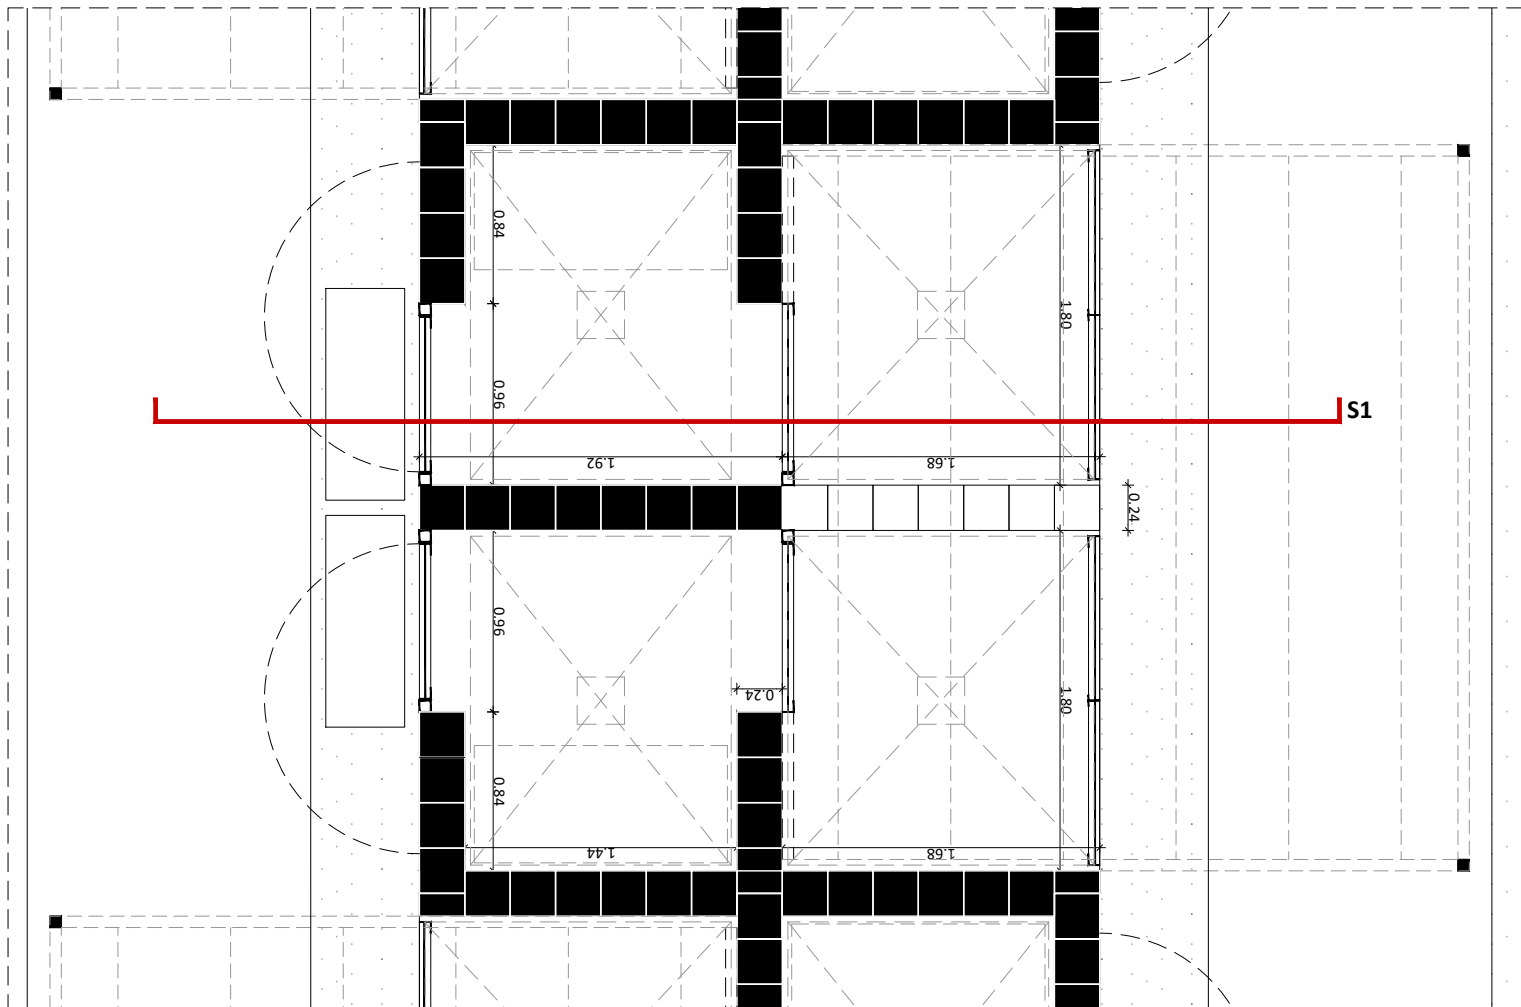


PLANTA TIPUS MÒDUL HABITACLE. COTES
E 1:40

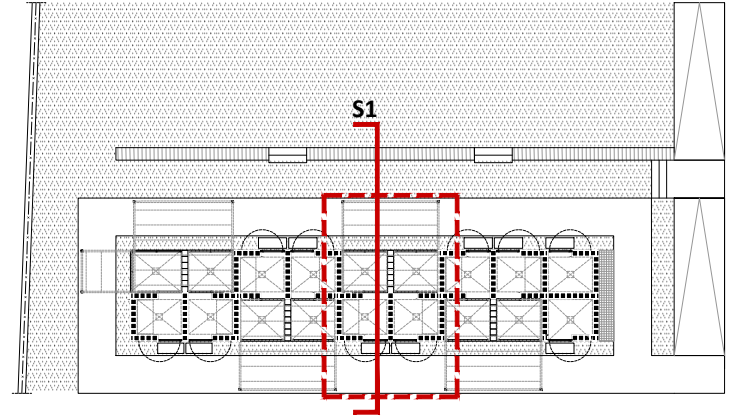


PLANTA TIPUS. BLOC DE REFERÈNCIA. IDENTIFICACIÓ SECCIÓ
E 1:300

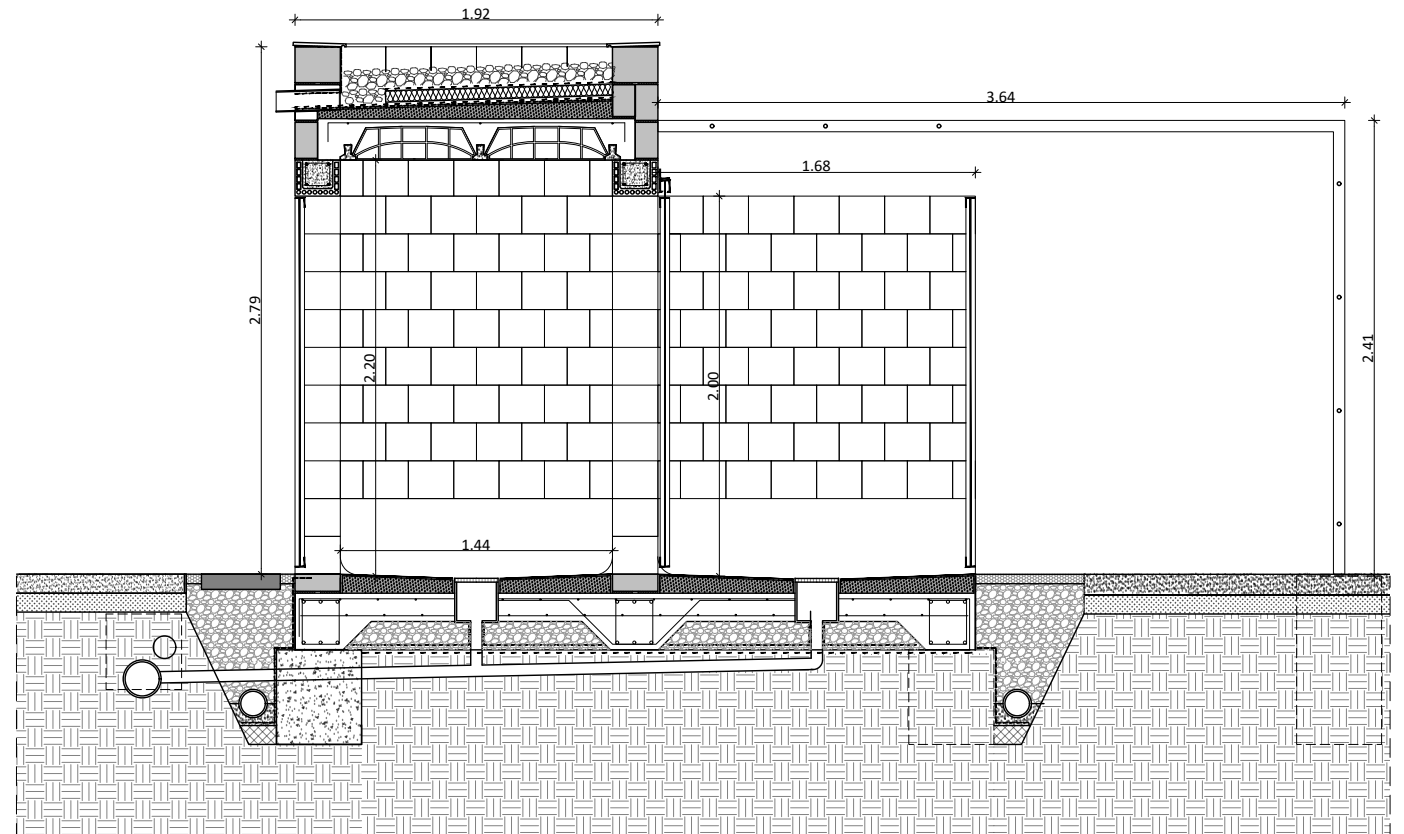


SECCIÓ TIPUS TRANSVERSAL S1 MÒDUL HABITACLE. COTES
E 1:40

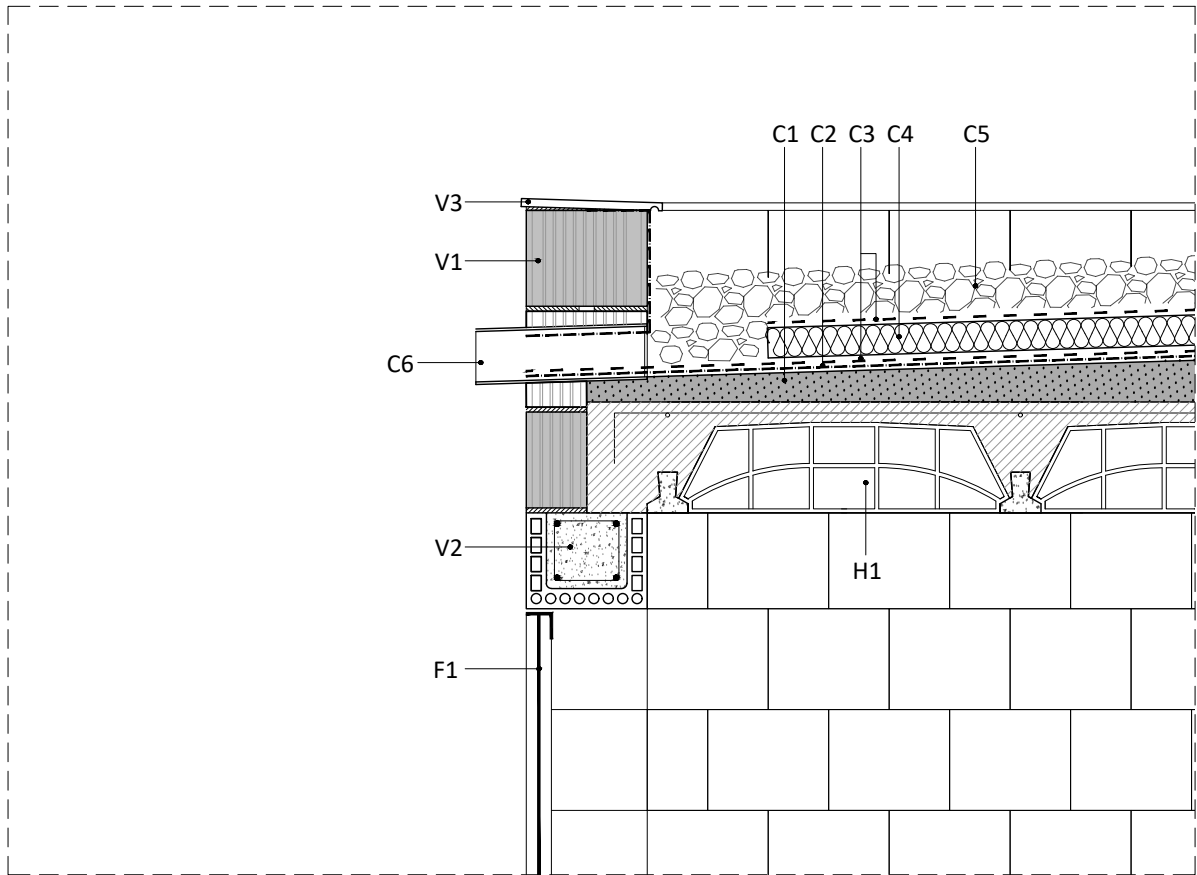


D1. DETALL FORJAT COBERTA - SOBREEIXIDOR - TANCAMENT EXTERIOR
E 1:15

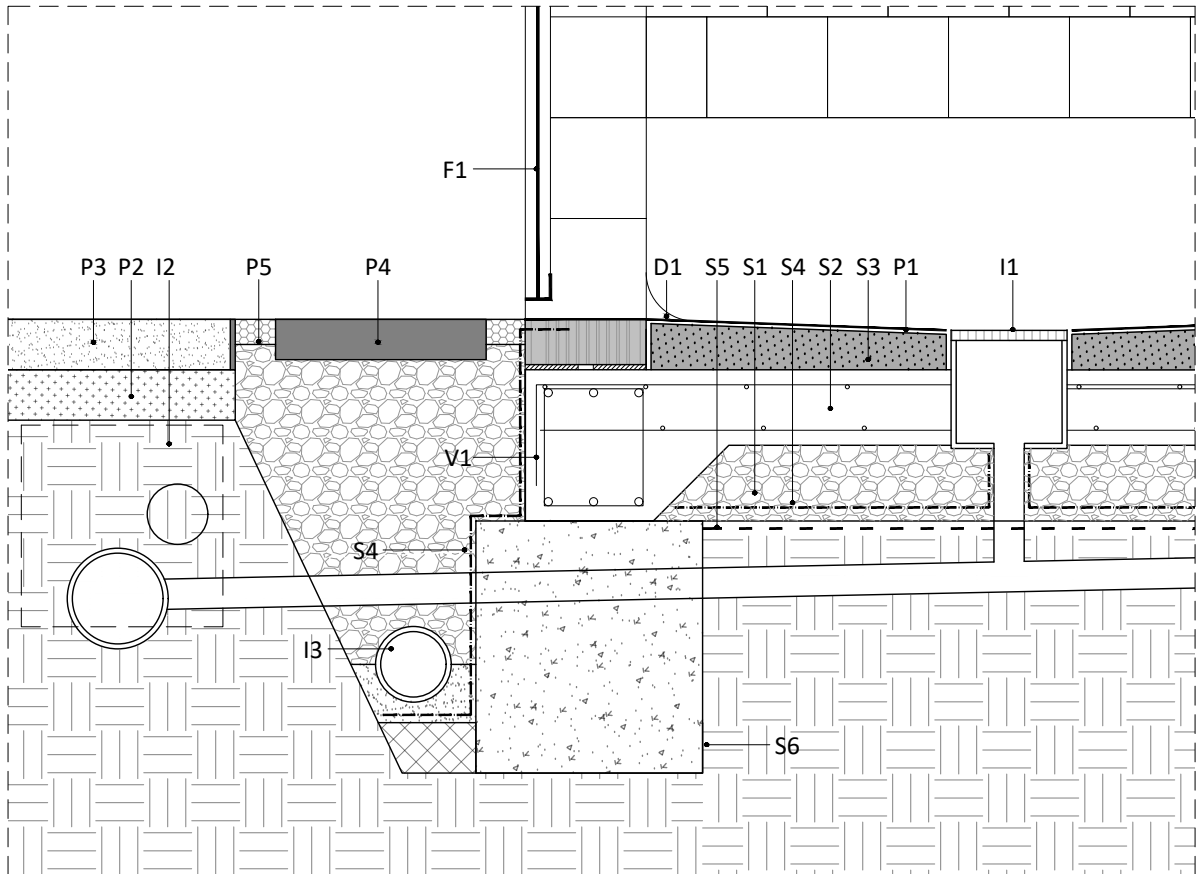


D2. DETALL SOLERA GRAVES - TANCAMENT EXT. - DRENATGE - SANEJAMENT - RASA
E 1:15

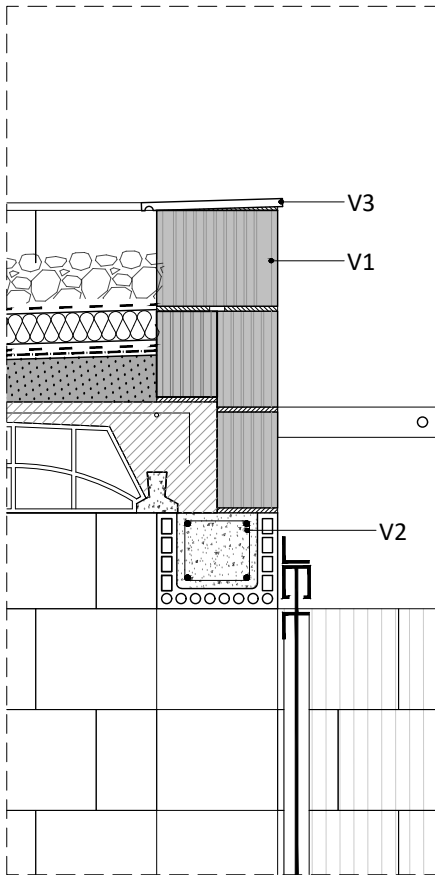


D3. DETALL COBERTA - TANCAMENT EXT.
E 1:15

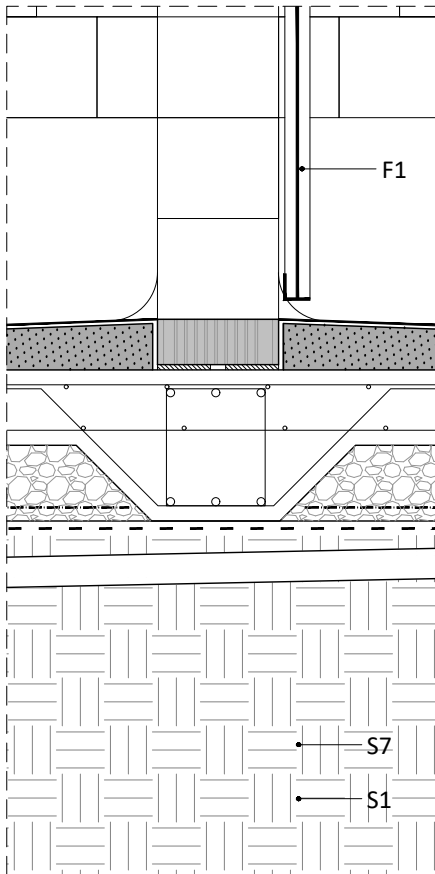


D4. DETALL TANCAMENT - SOLERA
E 1:15

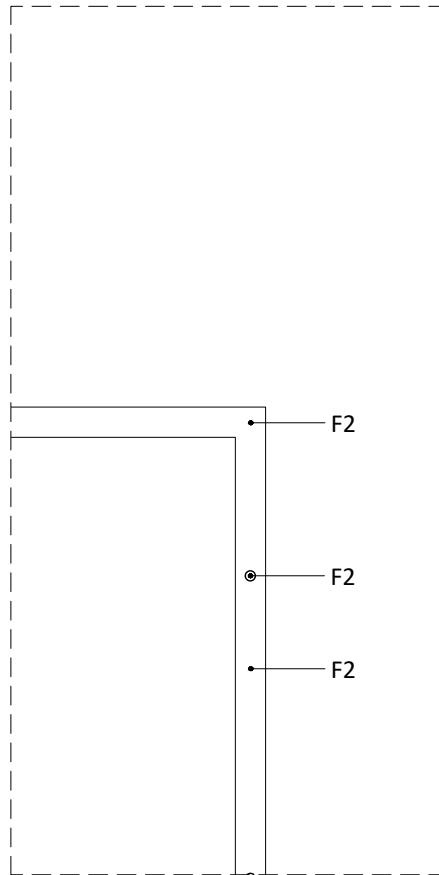

D5. DETALL PÈRGOLA
E 1:15

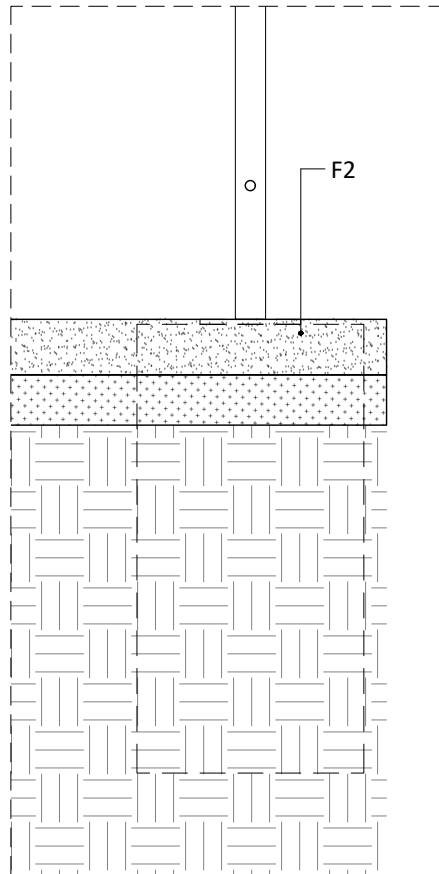

D6. DETALL PÈRGOLA
E 1:15

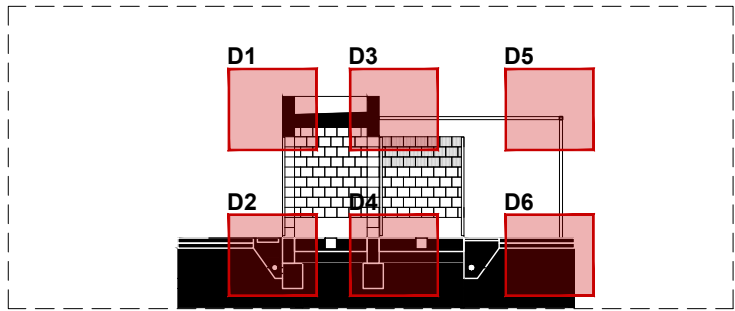

SECCIÓ DE REFERÈNCIA. IDENTIFICACIÓ DETALLS HABITACLE
E 1:150

LLEENDA. IDENTIFICACIÓ I CARACTERIZACIÓ MATERIALS

SOLERA VENTILADA I FONAMENTACIÓ

- S1. Sub base de grava gruix 15cm
- S2. Solera de formigó armat gruix 15 +15cm
- S3. Formació de pendents (2%) amb formigó cel·lular
- S4. Làmina asfàltica, impermeabilitzant
- S5. Làmina separadora, geotextil 200 gr/m²
- S6. Pou de fonamentació 100x45

ESTRUCTURA VERTICAL

- V1. Mur de bloc de termoargila ECO3 de 24x24x19 cm. Cara vista a l'interior amb consolidant hidròfug tipus Tecnan transparent mate.
- V2. Dintell armat de peça de termoargila ECO3 de 33x24x19 cm
- V3. Coronament de mur mitjançant peça de remat ceràmica

ESTRUCTURA HORIZONTAL

- H1. Forjat unidireccional (18+4) de biguetes de formigó armat i entrebigat ceràmic

COBERTA

- C1. Formació pendents amb argila expandida
- C2. Làmina asfàltica, impermeabilitzant
- C3. Làmina separadora, geotextil 200gr/m²
- C4. Aïllament tèrmic de planxa de poliestirè extruït (XPS) gruix 5 cm
- C5. Grava volcànica gruix e=10 cm i TMA 12-30 mm
- C6. Sobreexidor de tub d'acer galvanitzat Ø90 mm amb reixeta para graves

DIVISIÒRIES I ACABATS INTERIORS

- D1. Mitja canya de morter de ciment acabat amb pintura de poliuretà

PAVIMENT

- P1. Paviment acabat amb pintura de poliuretà
- P2. Sub base de Tot-u artificial compactat
- P3. Paviment natural a base de sauló sòlid d'alta resistència. Vora metàl·lica de xapa acer galvanitzat e=1cm
- P4. Llosa de paviment prefabricat de formigó de 110x40 cm
- P5. Grava volcànica e=5cm i TMA 12-30 mm

INSTAL·LACIONS

- I1. Bonera sifònica de desaigua
- I2. Rasa instal·lacions 2x2m, canalització de sanejament i aigua
- I3. Drenatge amb tub ranurat de PVC Ø125 mm i reblert de graves per drenatge

FUSTERIES I PÈRGOLA

- F1. Porta de marcs i reixa electrosoldada d'acer galvanitzat. Perfileria T6
- F2. Pèrgola d'acer galvanitzat, tub 60.4, fixada amb pletines d'ancoratge i tac químic sobre pou de fonamentació 100x45. Cables de suport vegetació cada 60 cm d'acer galvanitzat Ø 4 mm i tensors tipus M8 d'acer galvanitzat.

Projecte

MILLORA DEL CENTRE D'ACOLLIDA D'ANIMALS DOMÈSTICS
DE LA MANCOMUNITAT PENEDÈS-GARRAF. FASE I
PROJECTE BÀSIC I D'EXECUCIÓ

Expedient

24023

Localització

Camí de la Pedrera s/n

Municipi i comarca

Vilafranca del Penedès 08720 (Barcelona)

Propietat i promotor

Mancomunitat Penedès-Garraf

Plànol

PROPOSTA D'INTERVENCIÓ (PI)
Detalls constructius habitacle
Identificació i caracterització de materials

Arxiu

24023_PI Detalls_FASE I.dwg

Data

Març 2025

Escala

1:15 - DIN A3

Número

09 PI


El tècnic redactor

UTE GAA & MASALA
Xavier Guitart Tarrés (arqte. repr.)
Mancomunitat Penedès-Garraf

Equip tècnic


G. Guitart, S. García, A. Martínez, A. Bachs, O. Guitart (arq.)



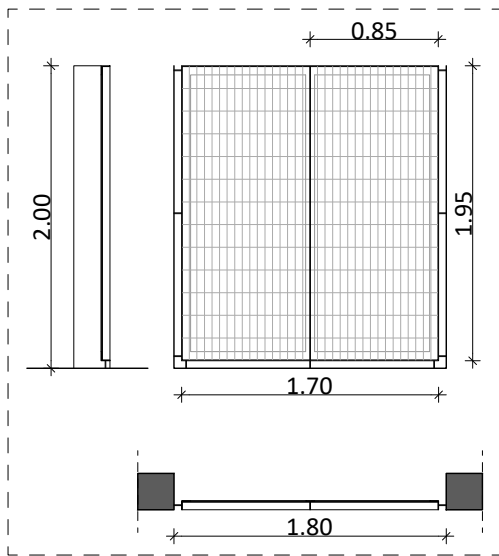


REIXA FIXA

- R2 (41 UNITATS) 180x200 cm**
 - Estructura de perfils en L i T 60x60mm d'acer galvanitzat
 - Reixa d'acer galvanitzat rectangular de 150x50x5mm
 - Ancoratges tac químic d'acer galvanitzat Ø10mm

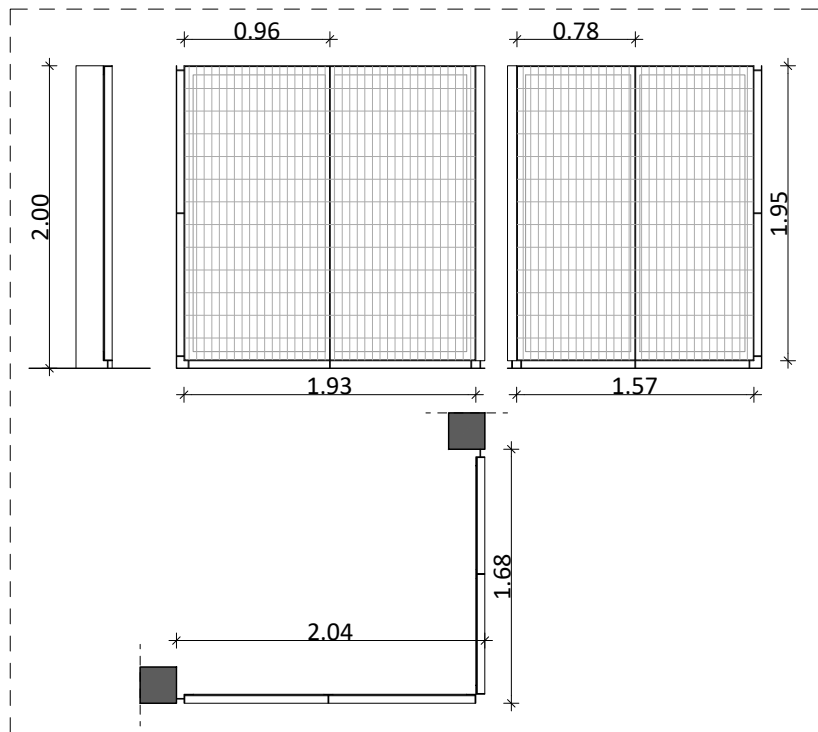


REIXA FIXA

- R3 (7 UNITATS) 204x200 cm + 168x200 cm**
 - Estructura de perfils en L i T 60x60mm d'acer galvanitzat
 - Reixa d'acer galvanitzat rectangular de 150x50x5mm
 - Ancoratges tac químic d'acer galvanitzat Ø10mm

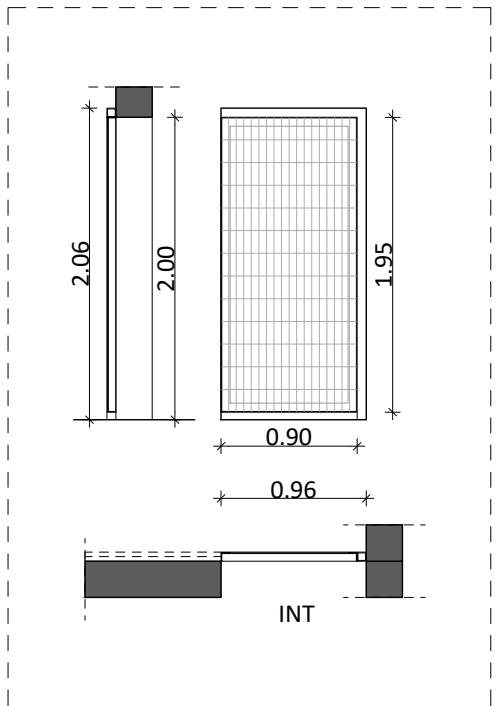


REIXA
PORTA CORREDISSA

- R4 (48 UNITATS) 96x200 cm**
 - Estructura de perfils quadrats i en L o T 60x60mm d'acer galvanitzat
 - Reixa d'acer galvanitzat rectangular de 150x50x5mm
 - Marc de tub de secció quadrada d'acer galvanitzat de 60x60mm

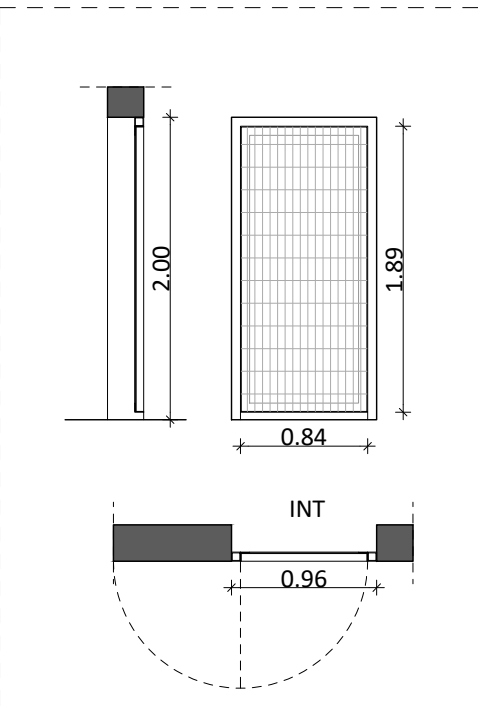


REIXA
PORTA ABATIBLE 180°


- R5 (50 UNITATS) 96x200 cm**
 - Estructura de perfils quadrats i en L o T 60x60mm d'acer galvanitzat
 - Reixa d'acer galvanitzat rectangular de 150x50x5mm
 - Marc de tub de secció quadrada d'acer galvanitzat de 60x60mm

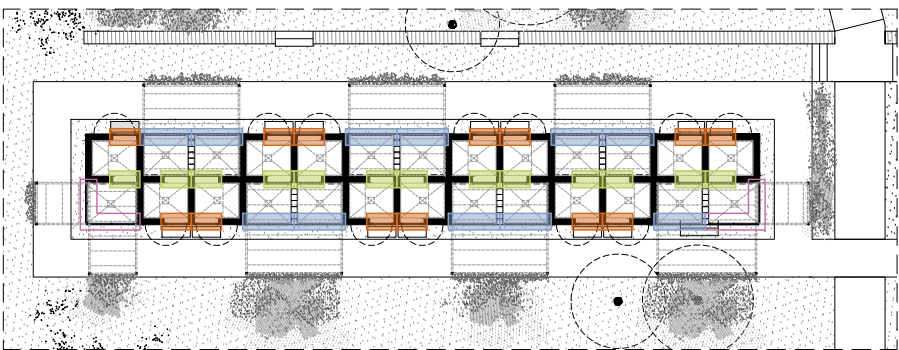


PLANTA TIPUS BLOC A-1. IDENTIFICACIÓ DE FUSTERIES
E 1:300

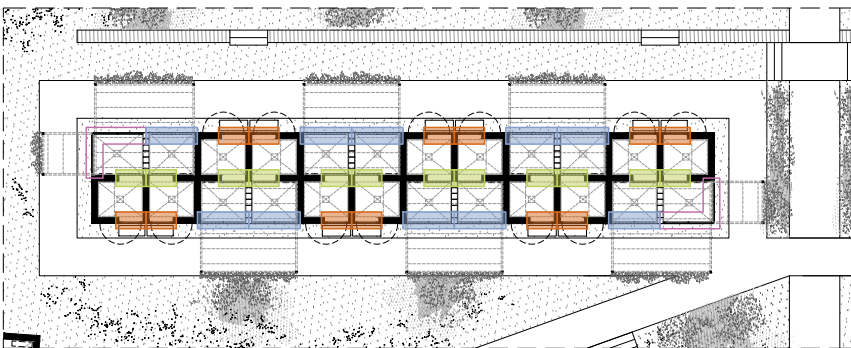

PLANTA TIPUS BLOC A-2. IDENTIFICACIÓ DE FUSTERIES
E 1:300

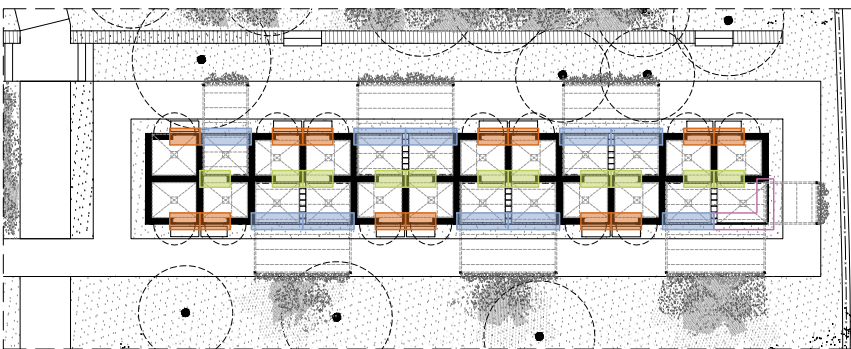


PLANTA TIPUS BLOC A-3. IDENTIFICACIÓ DE FUSTERIES
E 1:300

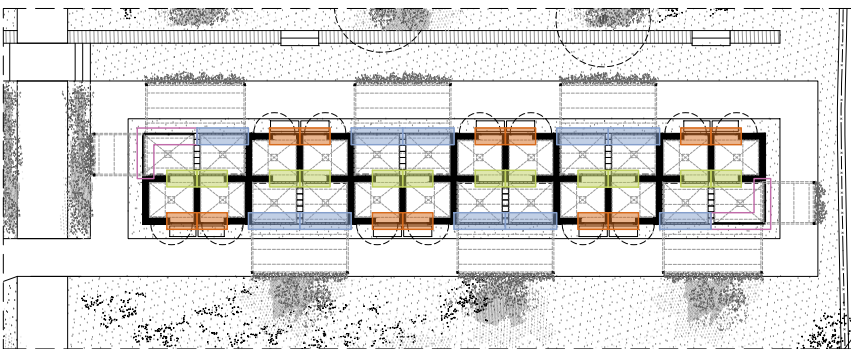

PLANTA TIPUS BLOC A-4. IDENTIFICACIÓ DE FUSTERIES
E 1:300



PLANTA PAVIMENTS SECTOR NORD. QUANTIFICACIÓ I CARACTERITZACIÓ PAVIMENTS
E 1:500

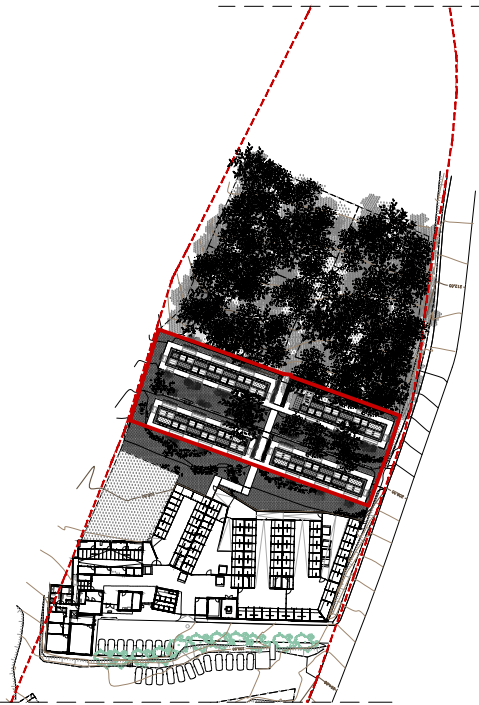

PLANTA DE REFERÈNCIA. IDENTIFICACIÓ AGRUPACIÓ A
E 1:2000


FASE I. Superfície àmbit = 1.705,40 m²

PAVIMENTS. QUANTIFICACIÓ I CARACTERITZACIÓ

Llosa formigó actual	1.085,21 m²
Paviment natural a base de sauló sòlid	506,45 m²
Grava volcànica	115,81 m²
Llosa de paviment prefabricat de formigó	22,57 m²
Paviment de reixa electrosoldada	2,07 m²
TOTAL	1.732,11 m²


PAVIMENTS. QUANTIFICACIÓ I CARACTERITZACIÓ

Paviment natural a base de sauló sòlid	506,45 m²
Grava volcànica	115,81 m²
Llosa de paviment prefabricat de formigó	22,57 m²
Paviment de reixa electrosoldada	2,07 m²
TOTAL	646,90 m²

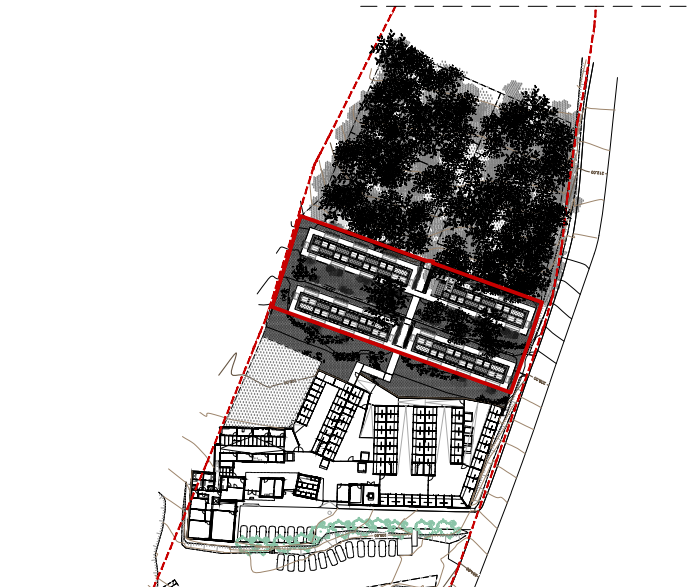

PLANTA DE REFERÈNCIA. IDENTIFICACIÓ AGRUPACIÓ A
E 1:2000

FASE I. Superfície àmbit = 1.705,40 m²

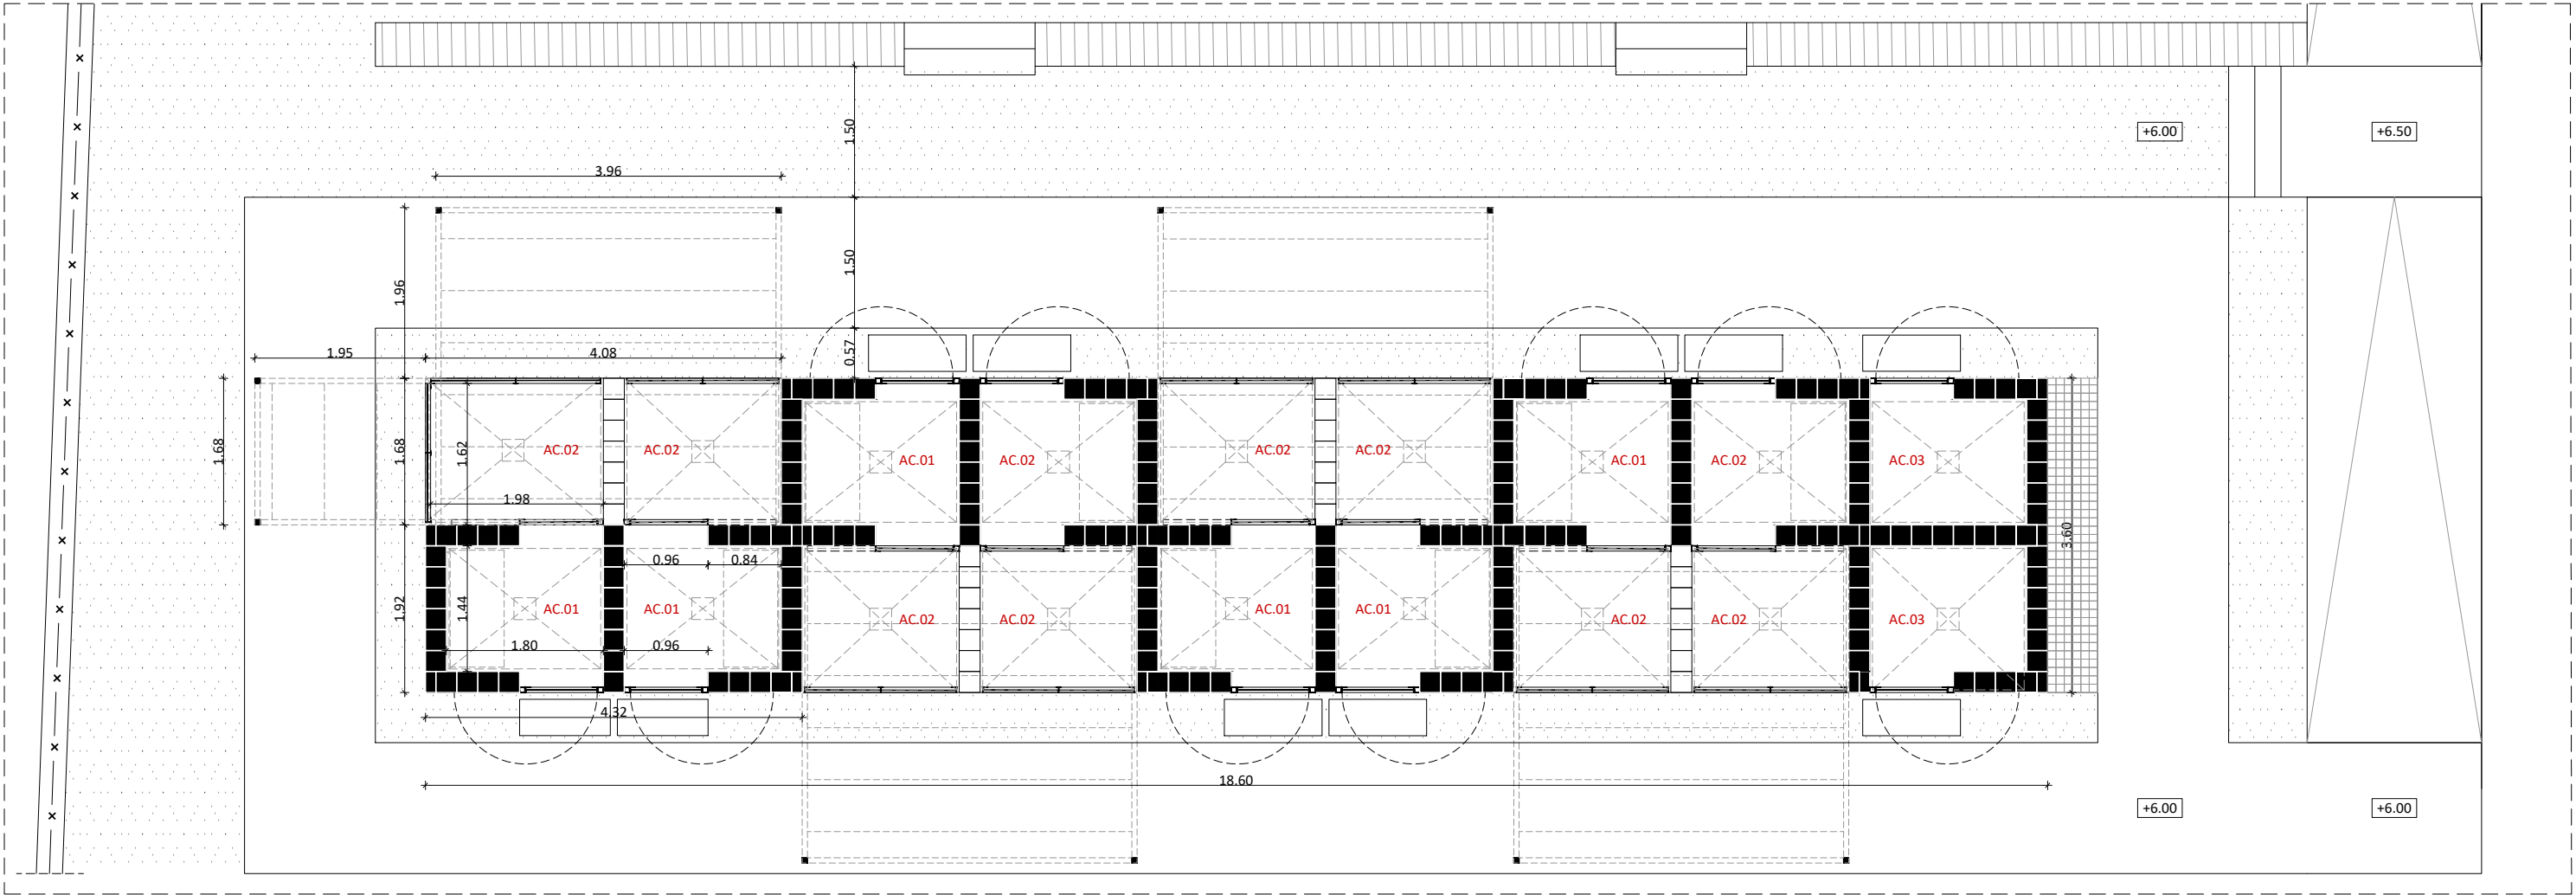

PLANTA TIPUS AGRUPACIÓ. IDENTIFICACIÓ DE PAVIMENTS
E 1:75



PROPOSTA D'INTERVENCIÓ (PI)
PLÀNOLS D'INSTAL·LACIONS

MILLORA DEL CENTRE D'ACOLLIDA D'ANIMALS DOMÈSTICS DE LA MANCOMUNITAT PENEDÈS-GARRAF. FASE I
PROJECTE BÀSIC I EXECUTIU

CSV: 1f0d99a7-2ba6-4c92-b1c0-955978438290
Aquest document es document electrònic segons l'article 27 de la Llei 39/2015, de 1 d'octubre. La seva autenticitat pot ser comprovada a l'adreça <https://tramits.mancomunitat.cat/Ciutadania/ValidarDocuments.aspx>.



VISAT


Validació visat: it.coac.net/ValidarCSV.aspx?n6CvczPIvp8G0x



COAC



PLANTA GENERAL. IMPLANTACIÓ GENERAL D'INSTAL·LACIONS
E 1:300

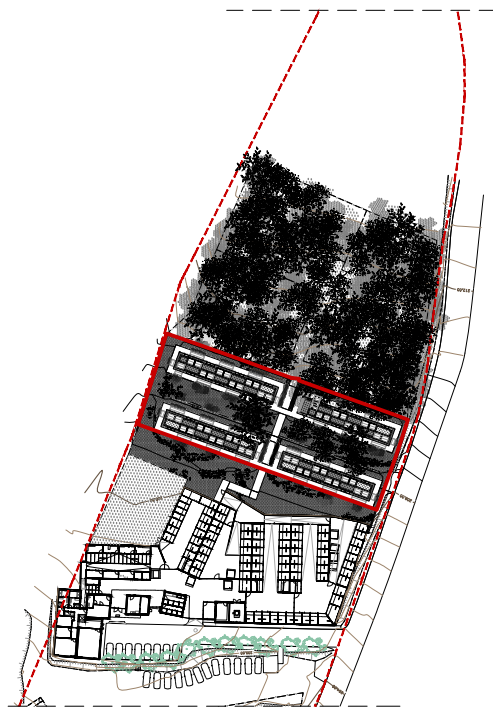

PLANTA DE REFERÈNCIA. IDENTIFICACIÓ AGRUPACIÓ A
E 1:2000

FASE I. Superfície àmbit = 1.705,40 m²

LLEGENDA INSTAL·LACIONS

Sanejament

- Canonada residuals
- Pou de registre residuals
- Tub drenatge pluvials
- Canonada pluvials
- Pou de registre pluvials

Aigua


- Canonada subministrament
- Arqueta de pas

Electricitat

- Caixa de derivació superficial IP54
- Línia elèctrica BT (baixa tensió)
- Arqueta de pas BT i telecomunicacions

Videovigilància

- Línia telecomunicacions

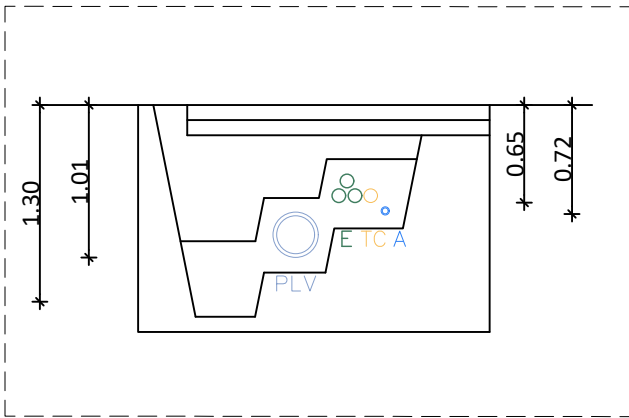

SECCIÓ TIPUS RASA INSTAL·LACIONS PAS CENTRAL
INSTAL·LACIONS DE SANEJAMENT, AIGUA, ELECTRICITAT I VIDEOVIGILÀNCIA
E 1:50

LLEGGENDA INSTAL·LACIONS

Sanejament


- Bonera residuals
- Canonada residuals
- Pou de registre residuals
- Tub drenatge pluvials
- Canonada pluvials
- Pou de registre pluvials
- Aigua
- Vàlvula de pas
- Punt de subministrament
- Canonada subministrament
- Arqueta de pas

Electricitat

- Aplic de paret per interior
- Aplic de paret per exterior
- Bàcul exterior
- Endoll estanc IP54. Alçada 30cm
- Subquadre elèctric
- Caixa de comprovació de terres
- Detector de presència
- Caixa de derivació superficial IP54
- Línia elèctrica BT (baixa tensió)
- Arqueta de pas BT i telecomunicacions


Videovigilància

- Càmera IP de videovigilància
- Línia telecomunicacions

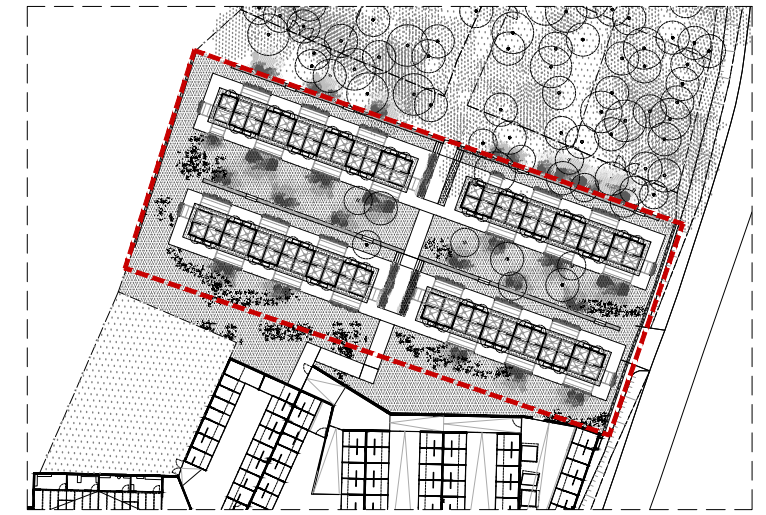


PLANTA DE REFERÈNCIA. AGRUPACIÓ TIPUS
E 1:1000


FASE I. Agrupació A Bloc A3

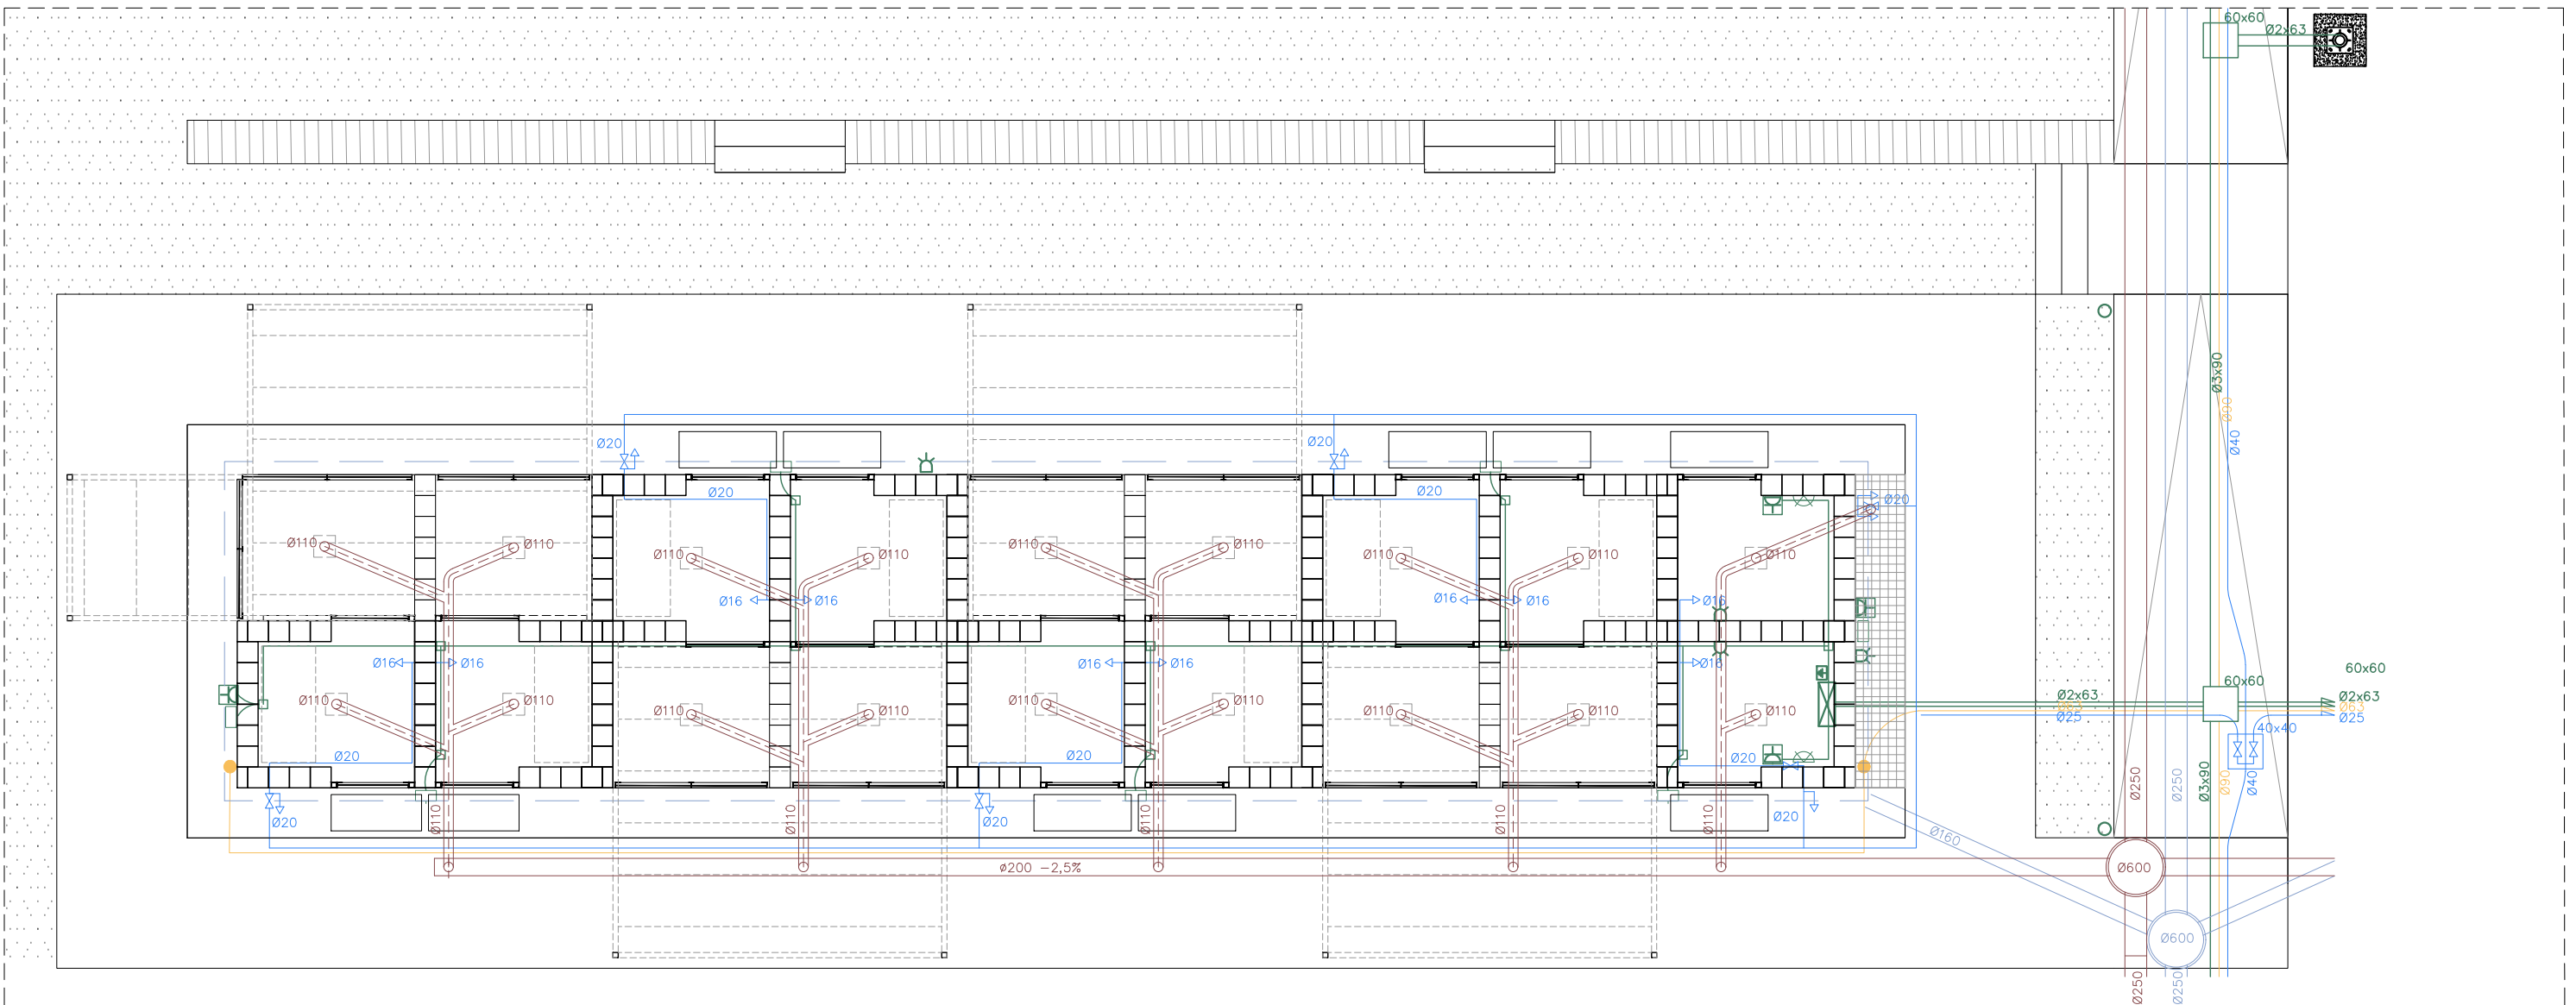


PLANTA TIPUS AGRUPACIÓ. INSTAL·LACIONS DE SANEJAMENT, AIGUA, ELECTRICITAT I VIDEOVIGILÀNCIA
E 1:75

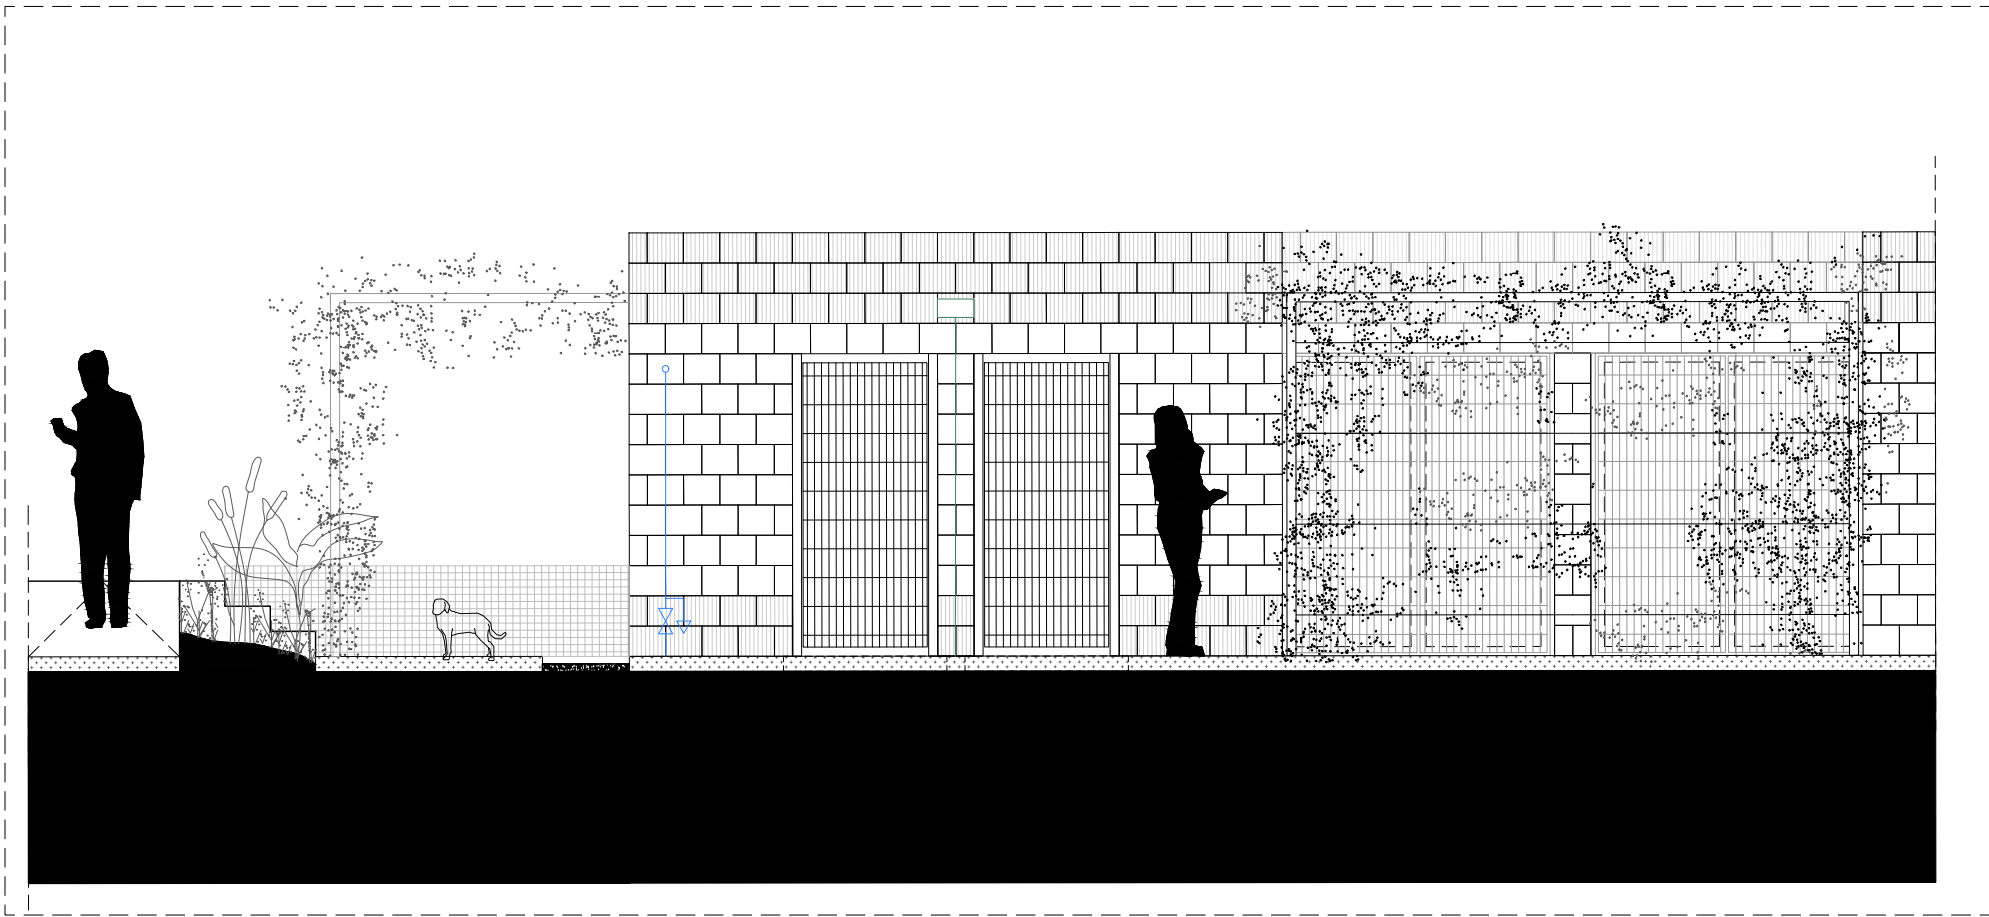


ALÇAT LONGITUDINAL TIPUS (A1). INSTAL·LACIONS
E 1:50

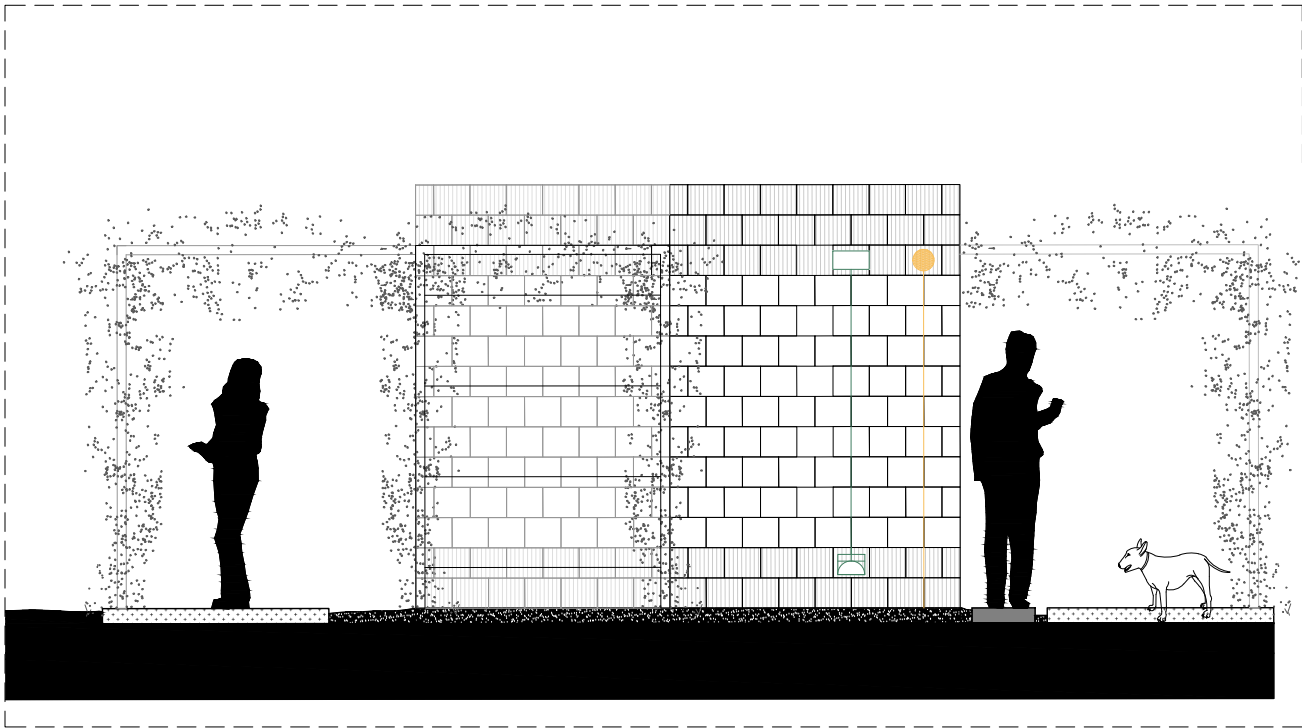

ALÇAT LATERAL TIPUS MÒDUL (A2). INSTAL·LACIONS
E 1:50

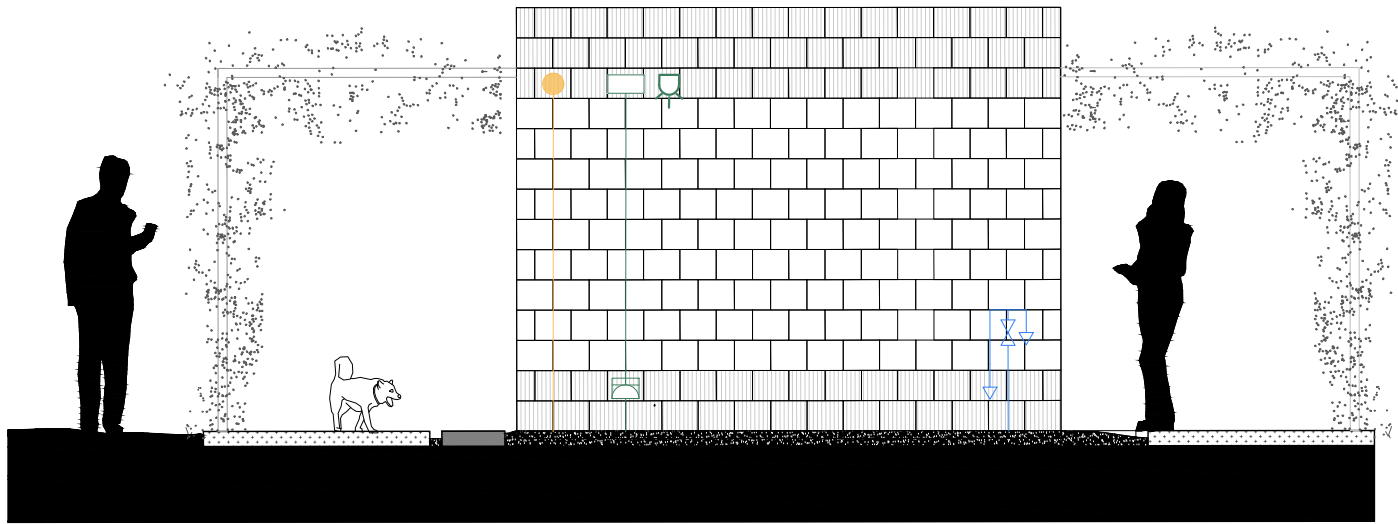


ALÇAT LATERAL TIPUS MÒDUL (A3). INSTAL·LACIONS
E 1:50

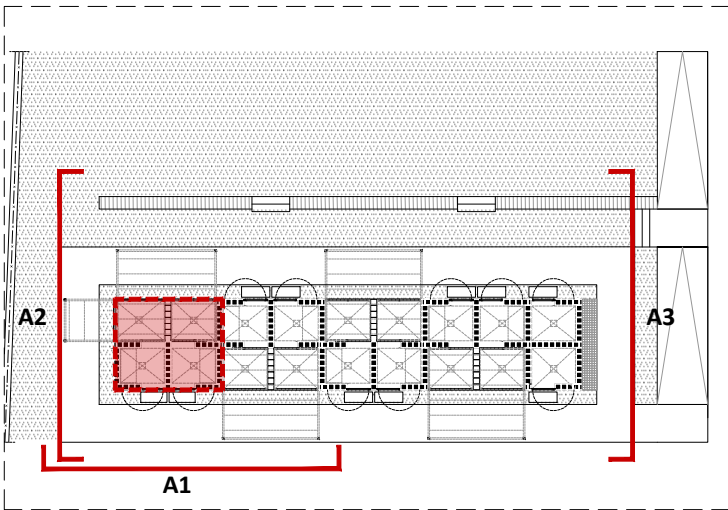


PLANTA DE REFERÈNCIA. BLOC TIPUS
E 1:300
FASE I. Mòdul tipus

LLEENDA INSTAL·LACIONS


- Aigua**
- Vàlvula de pas
 - Punt de subministrament
 - Canonada subministrament
- Electricitat**
- Aplic de paret per exterior
 - Endoll estanc IP54. Alçada 30cm
 - Detector de presència
 - Línia elèctrica BT (baixa tensió)
- Videovigilància**
- Càmera IP de videovigilància
 - Línia telecomunicacions

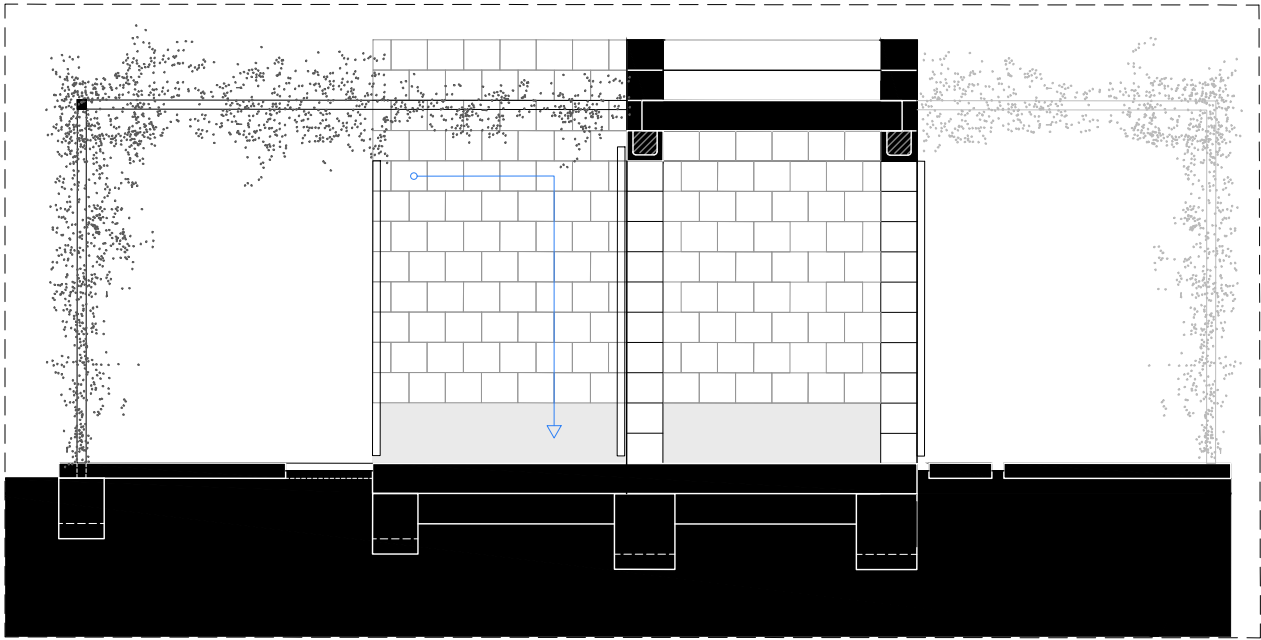

SECCIÓ TRANSVERSAL TIPUS MÒDUL (S1). INSTAL·LACIONS
E 1:50

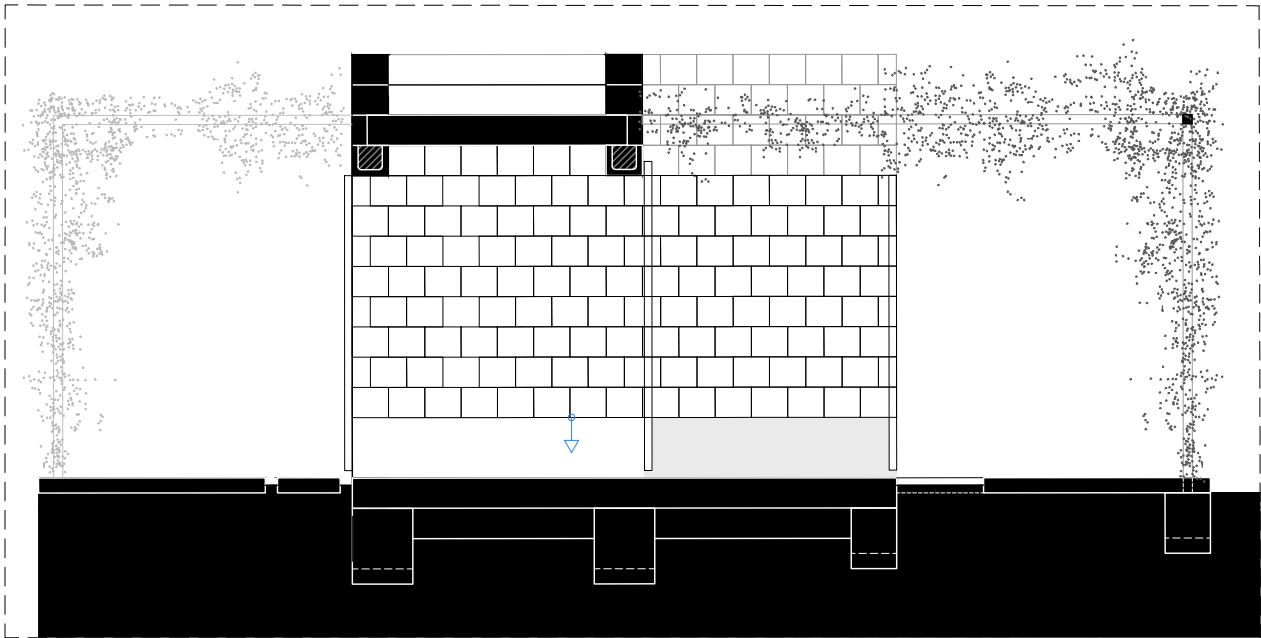

SECCIÓ TRANSVERSAL TIPUS MÒDUL (S2). INSTAL·LACIONS
E 1:50

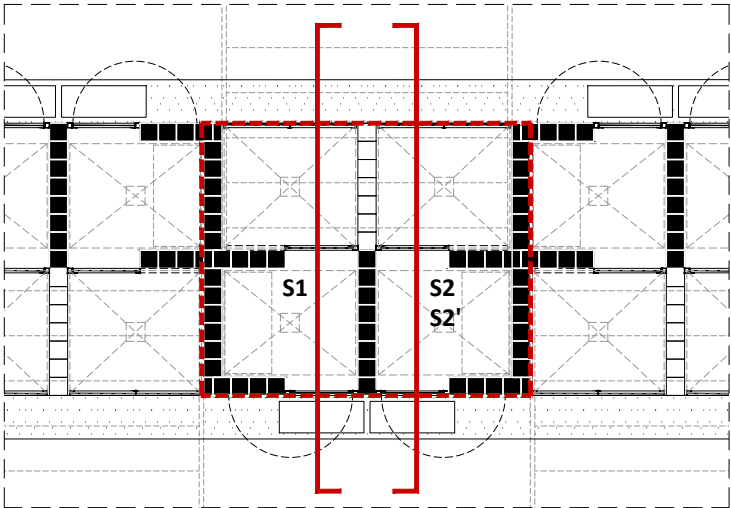


PLANTA DE REFERÈNCIA. BLOC TIPUS
E 1:300


FASE I. Mòdul tipus

LLEGENDA INSTAL·LACIONS

- Sanejament**
- Canonada residuals
 - Canonada pluvials
- Aigua**
- Vàlvula de pas
 - Punt de subministrament
 - Canonada subministrament
- Videovigilància**
- Càmera IP de videovigilància
 - Línia telecomunicacions

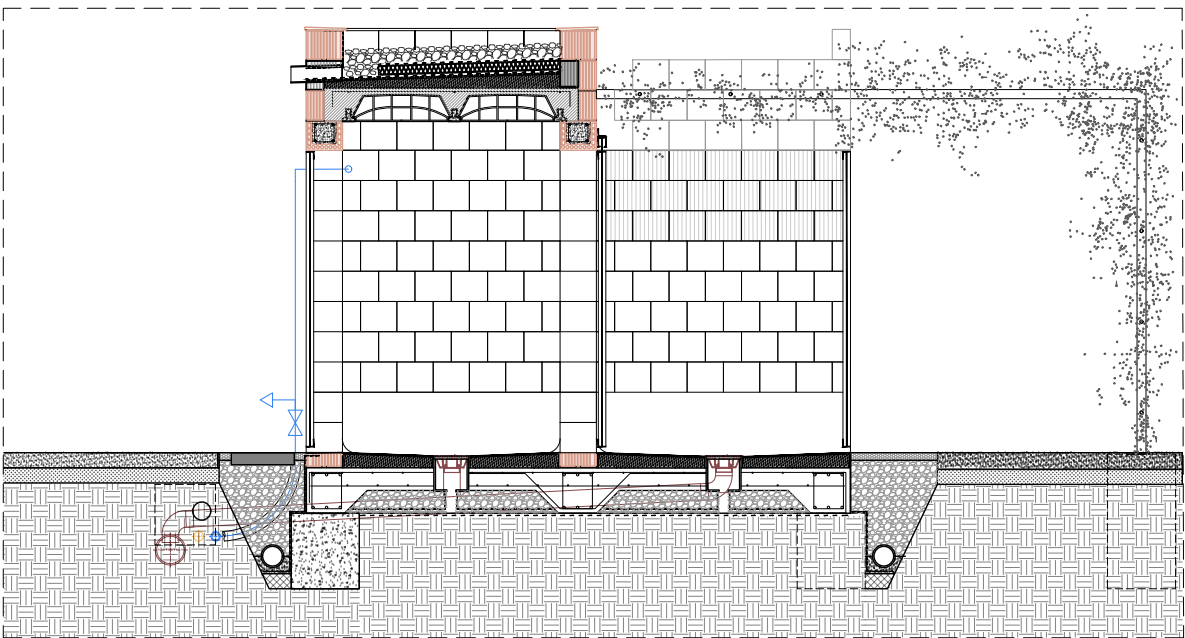


SECCIÓ CONSTRUCTIVA TRANSVERSAL TIPUS MÒDUL (S2'). INSTAL·LACIONS
E 1:50

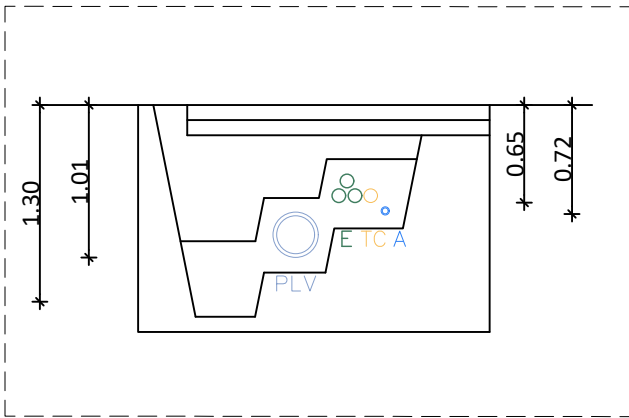

SECCIÓ TIPUS RASA INSTAL·LACIONS PAS CENTRAL
INSTAL·LACIONS DE SANEJAMENT, AIGUA, ELECTRICITAT I VIDEOVIGILÀNCIA
E 1:50


LLEGENDA INSTAL·LACIONS

- Sanejament**
- Bonera residuals
 - Canonada residuals
 - Pou de registre residuals
 - Tub drenatge pluvials
 - Canonada pluvials
 - Pou de registre pluvials

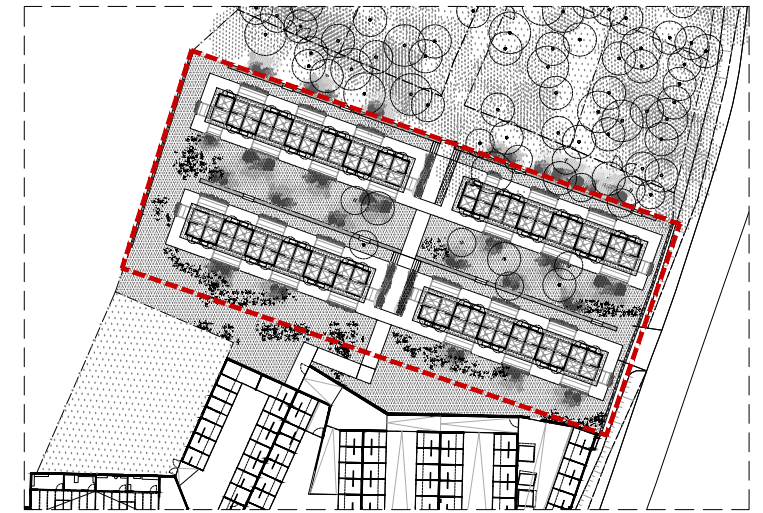


PLANTA DE REFERÈNCIA. AGRUPACIÓ TIPUS
E 1:1000

FASE I. Agrupació A Bloc A3

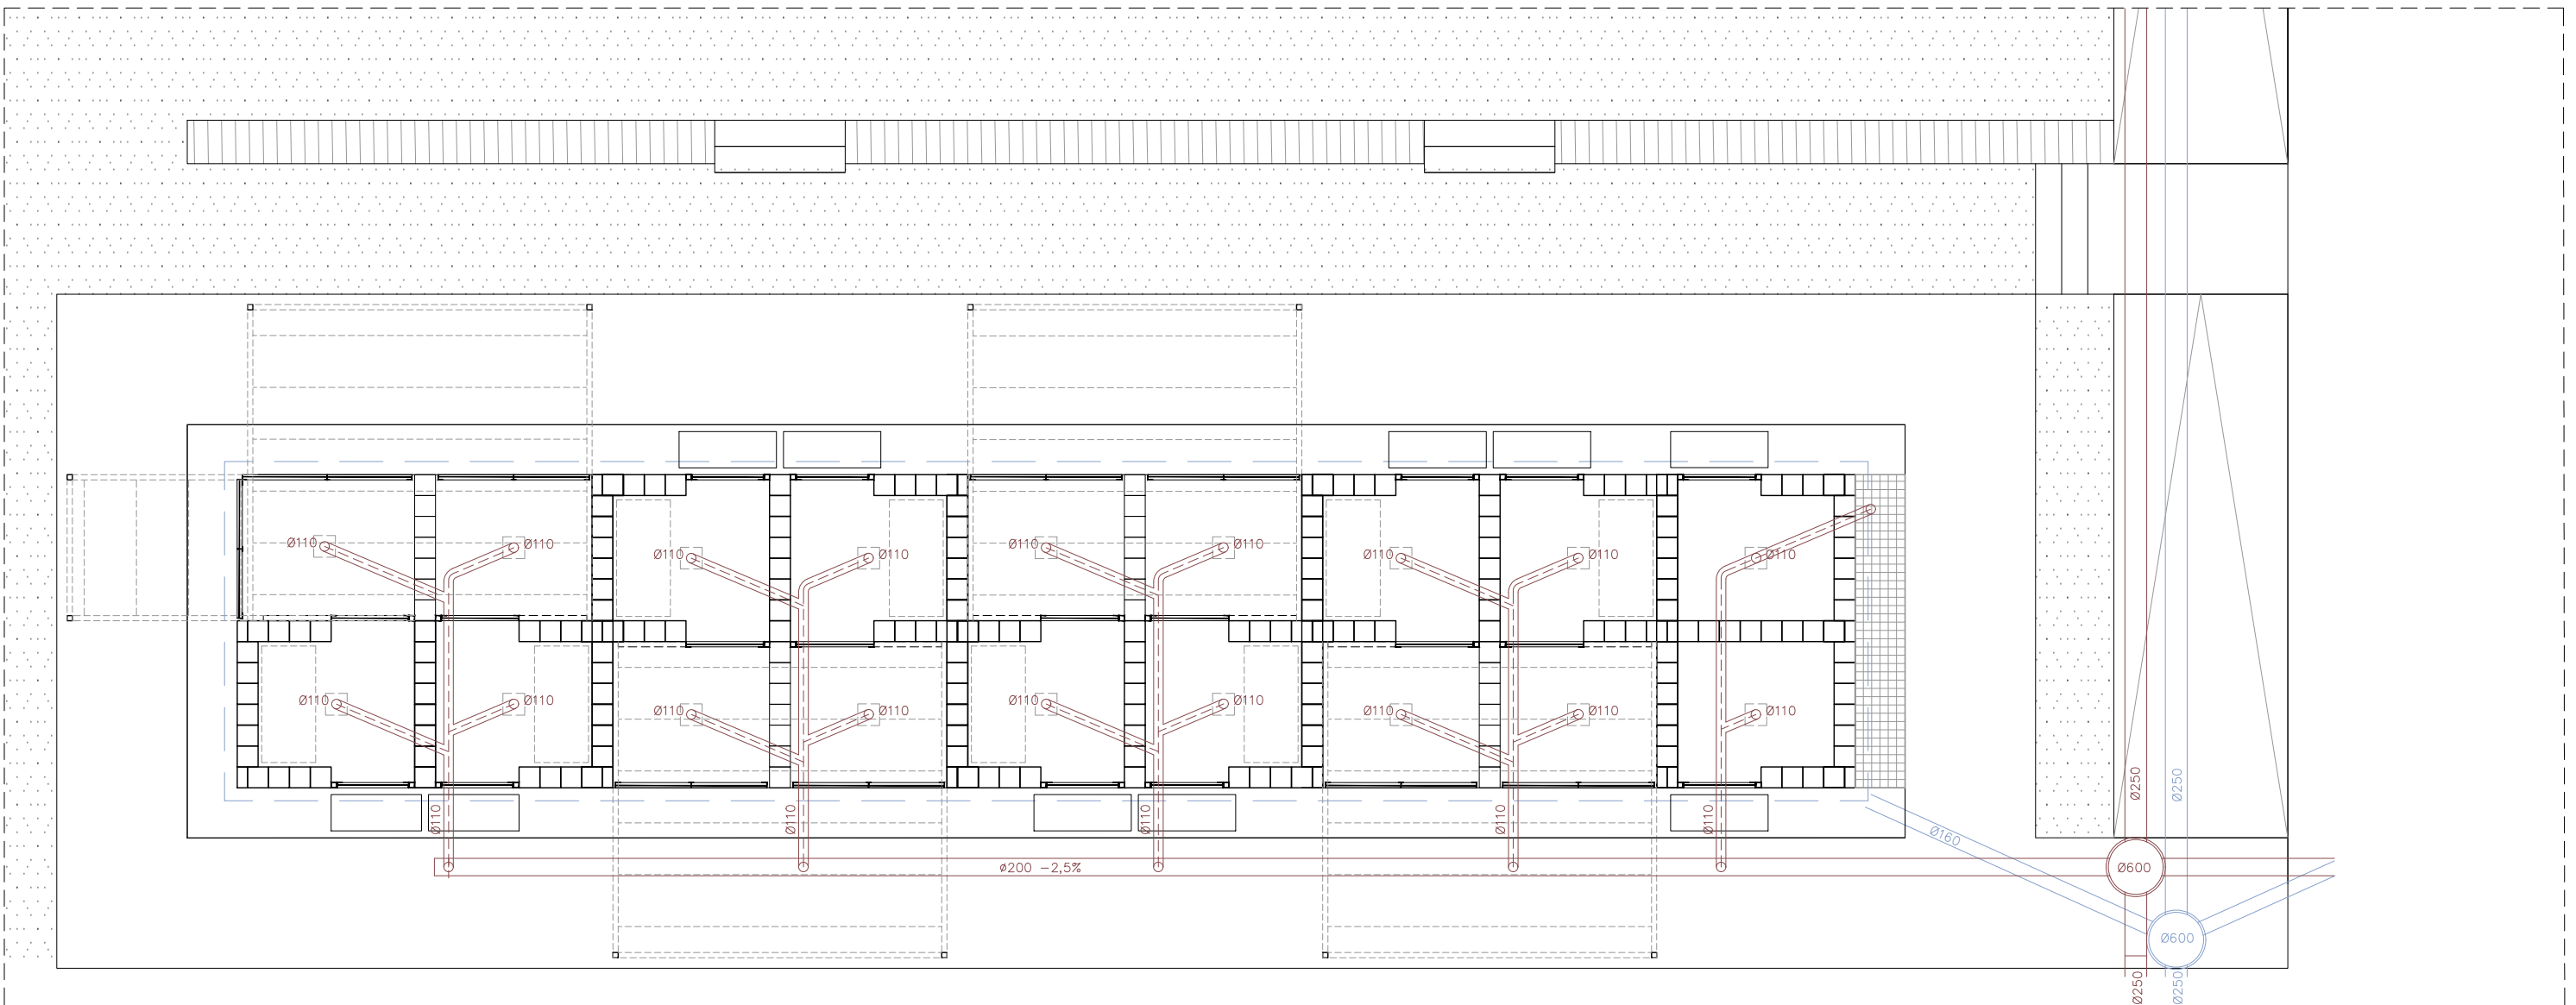


 PLANTA TIPUS AGRUPACIÓ. INSTAL·LACIONS DE SANEJAMENT
E 1:75



-  Vàlvula de pas
-  Punt de subministrament
-  Canonada subministrament
-  Arqueta de pas



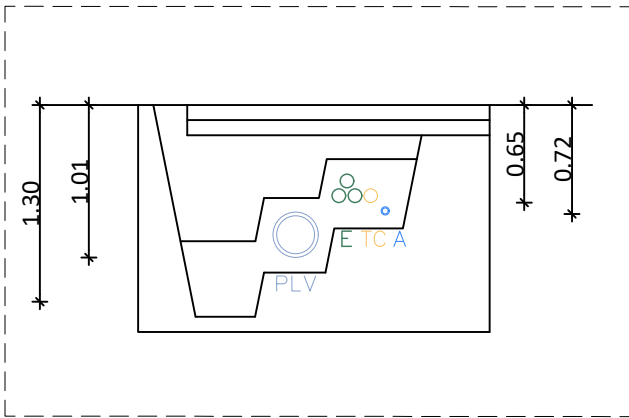

SECCIÓ TIPUS RASA INSTAL·LACIONS PAS CENTRAL
INSTAL·LACIONS DE SANEJAMENT, AIGUA, ELECTRICITAT I VIDEOVIGILÀNCIA
E 1:50


LLEENDA INSTAL·LACIONS

Electricitat

- Aplic de paret per interior
- Aplic de paret per exterior
- Bàcul exterior
- Endoll estanc IP54. Alçada 30cm
- Subquadre elèctric
- Caixa de comprovació de terres
- Detector de presència
- Caixa de derivació superficial IP54
- Línia elèctrica BT (baixa tensió)
- Arqueta de pas BT i telecomunicacions


Videovigilància

- Càmera IP de videovigilància
- Línia telecomunicacions

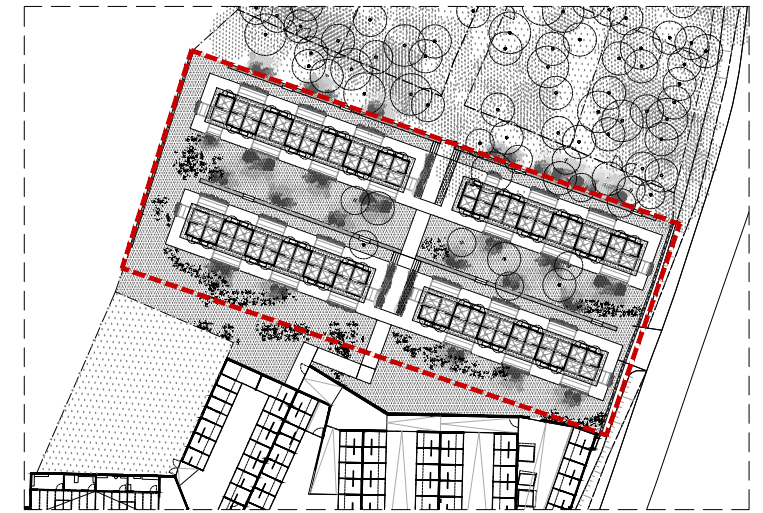


PLANTA DE REFERÈNCIA. AGRUPACIÓ TIPUS
E 1:1000

FASE I. Agrupació A Bloc A3

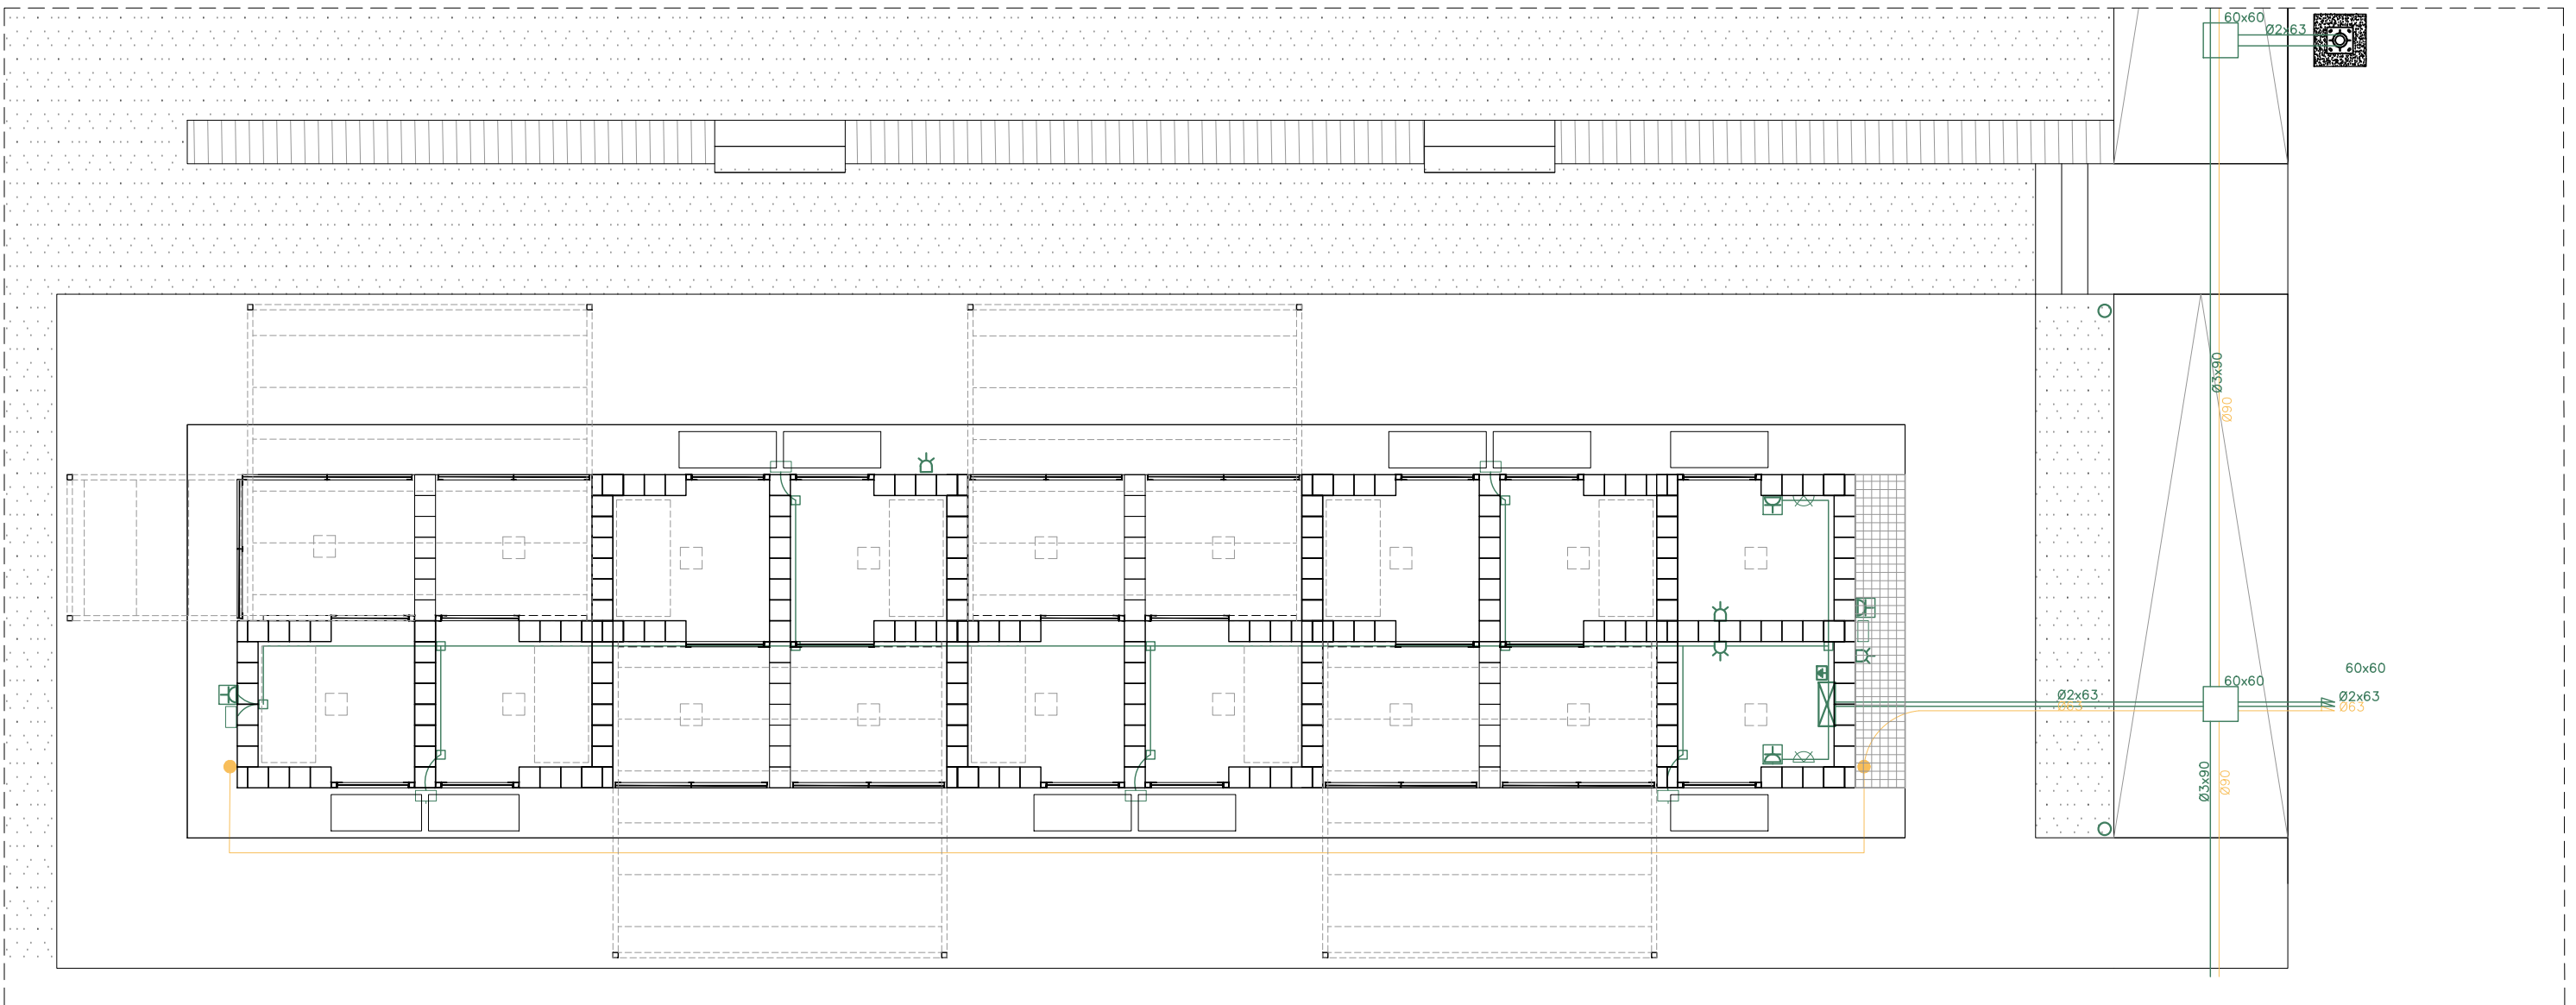


PLANTA TIPUS AGRUPACIÓ. INSTAL·LACIONS D'ELECTRICITAT I VIDEOVIGILÀNCIA
E 1:75

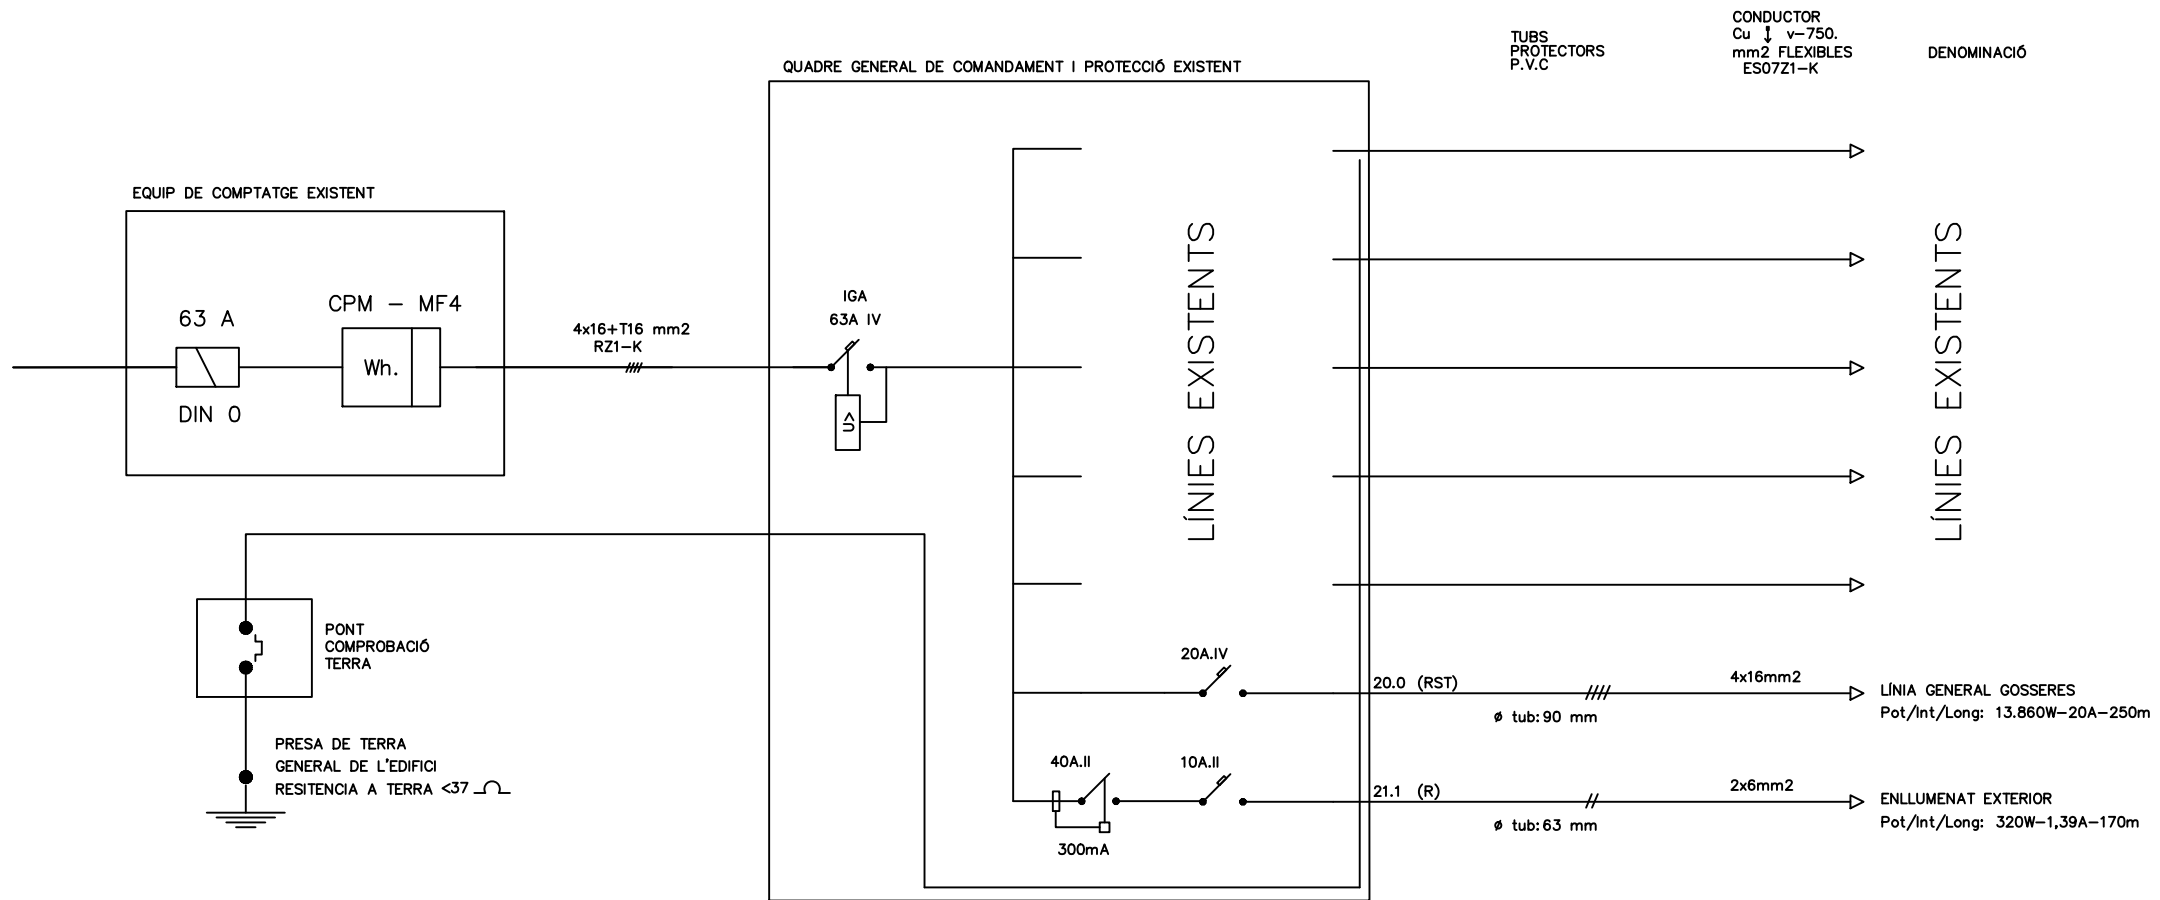

PLANTA DE REFERÈNCIA. IDENTIFICACIÓ AGRUPACIÓ A E 1:2000

FASE I. Superfície àmbit = 1.705,40 m²

VA

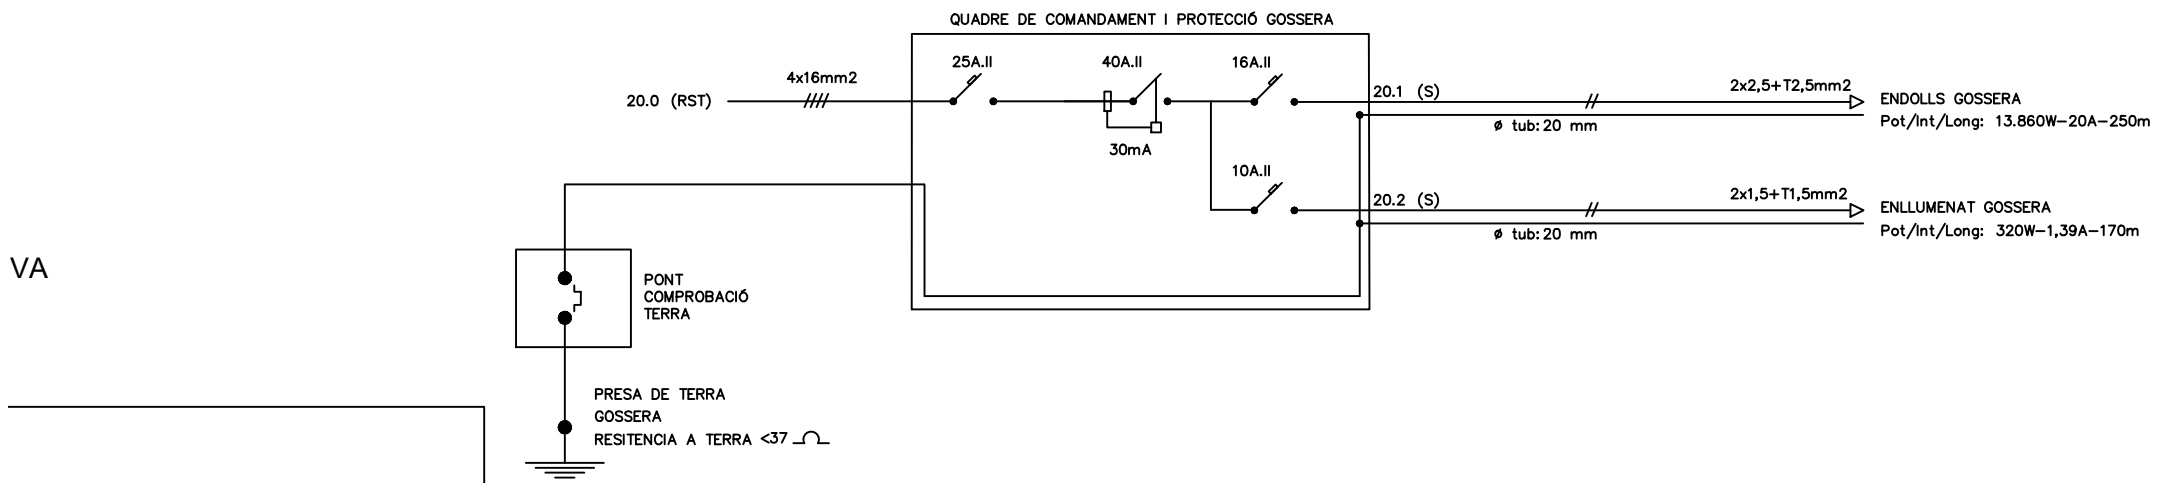

INSTAL·LACIONS. ESQUEMES UNIFILARS ELECTRICITAT

PROPOSTA D'INTERVENCIÓ (PI)
PLÀNOLS D'ESTRUCTURA

MILLORA DEL CENTRE D'ACOLLIDA D'ANIMALS DOMÈSTICS DE LA MANCOMUNITAT PENEDÈS-GARRAF. FASE I
PROJECTE BÀSIC I EXECUTIU

CSV: 1f0d99a7-2ba6-4c92-b1c0-955978438290
Aquest document es document electrònic segons l'article 27 de la Llei 39/2015, de 1 d'octubre. La seva autenticitat pot ser comprovada a l'adreça <https://tramits.mancomunitat.cat/Ciutadania/ValidarDocuments.aspx>.



VISAT

Validació visat: it.coac.net/ValidarCSV.aspx?n6CvczPIvp8G0x



COAC


MLLORA DEL CENTRE D'ACOLLIDA D'ANIMALS DOMÈSTICS DE LA MANCOMUNITAT PENEDÈS-GARRAF. FASE I

PROJECTE BÀSIC I EXECUTIU


PLÀNOLS D'ESTUDI DE SEGURETAT I SALUT (ESS)

CSV: 1f0d99a7-2ba6-4c92-b1c0-955978438290
Aquest document es document electrònic segons l'article 27 de la Llei 39/2015, de 1 d'octubre. La seva autenticitat pot ser comprovada a l'adreça <https://tramits.mancomunitat.cat/Ciudadania/ValidarDocuments.aspx>.



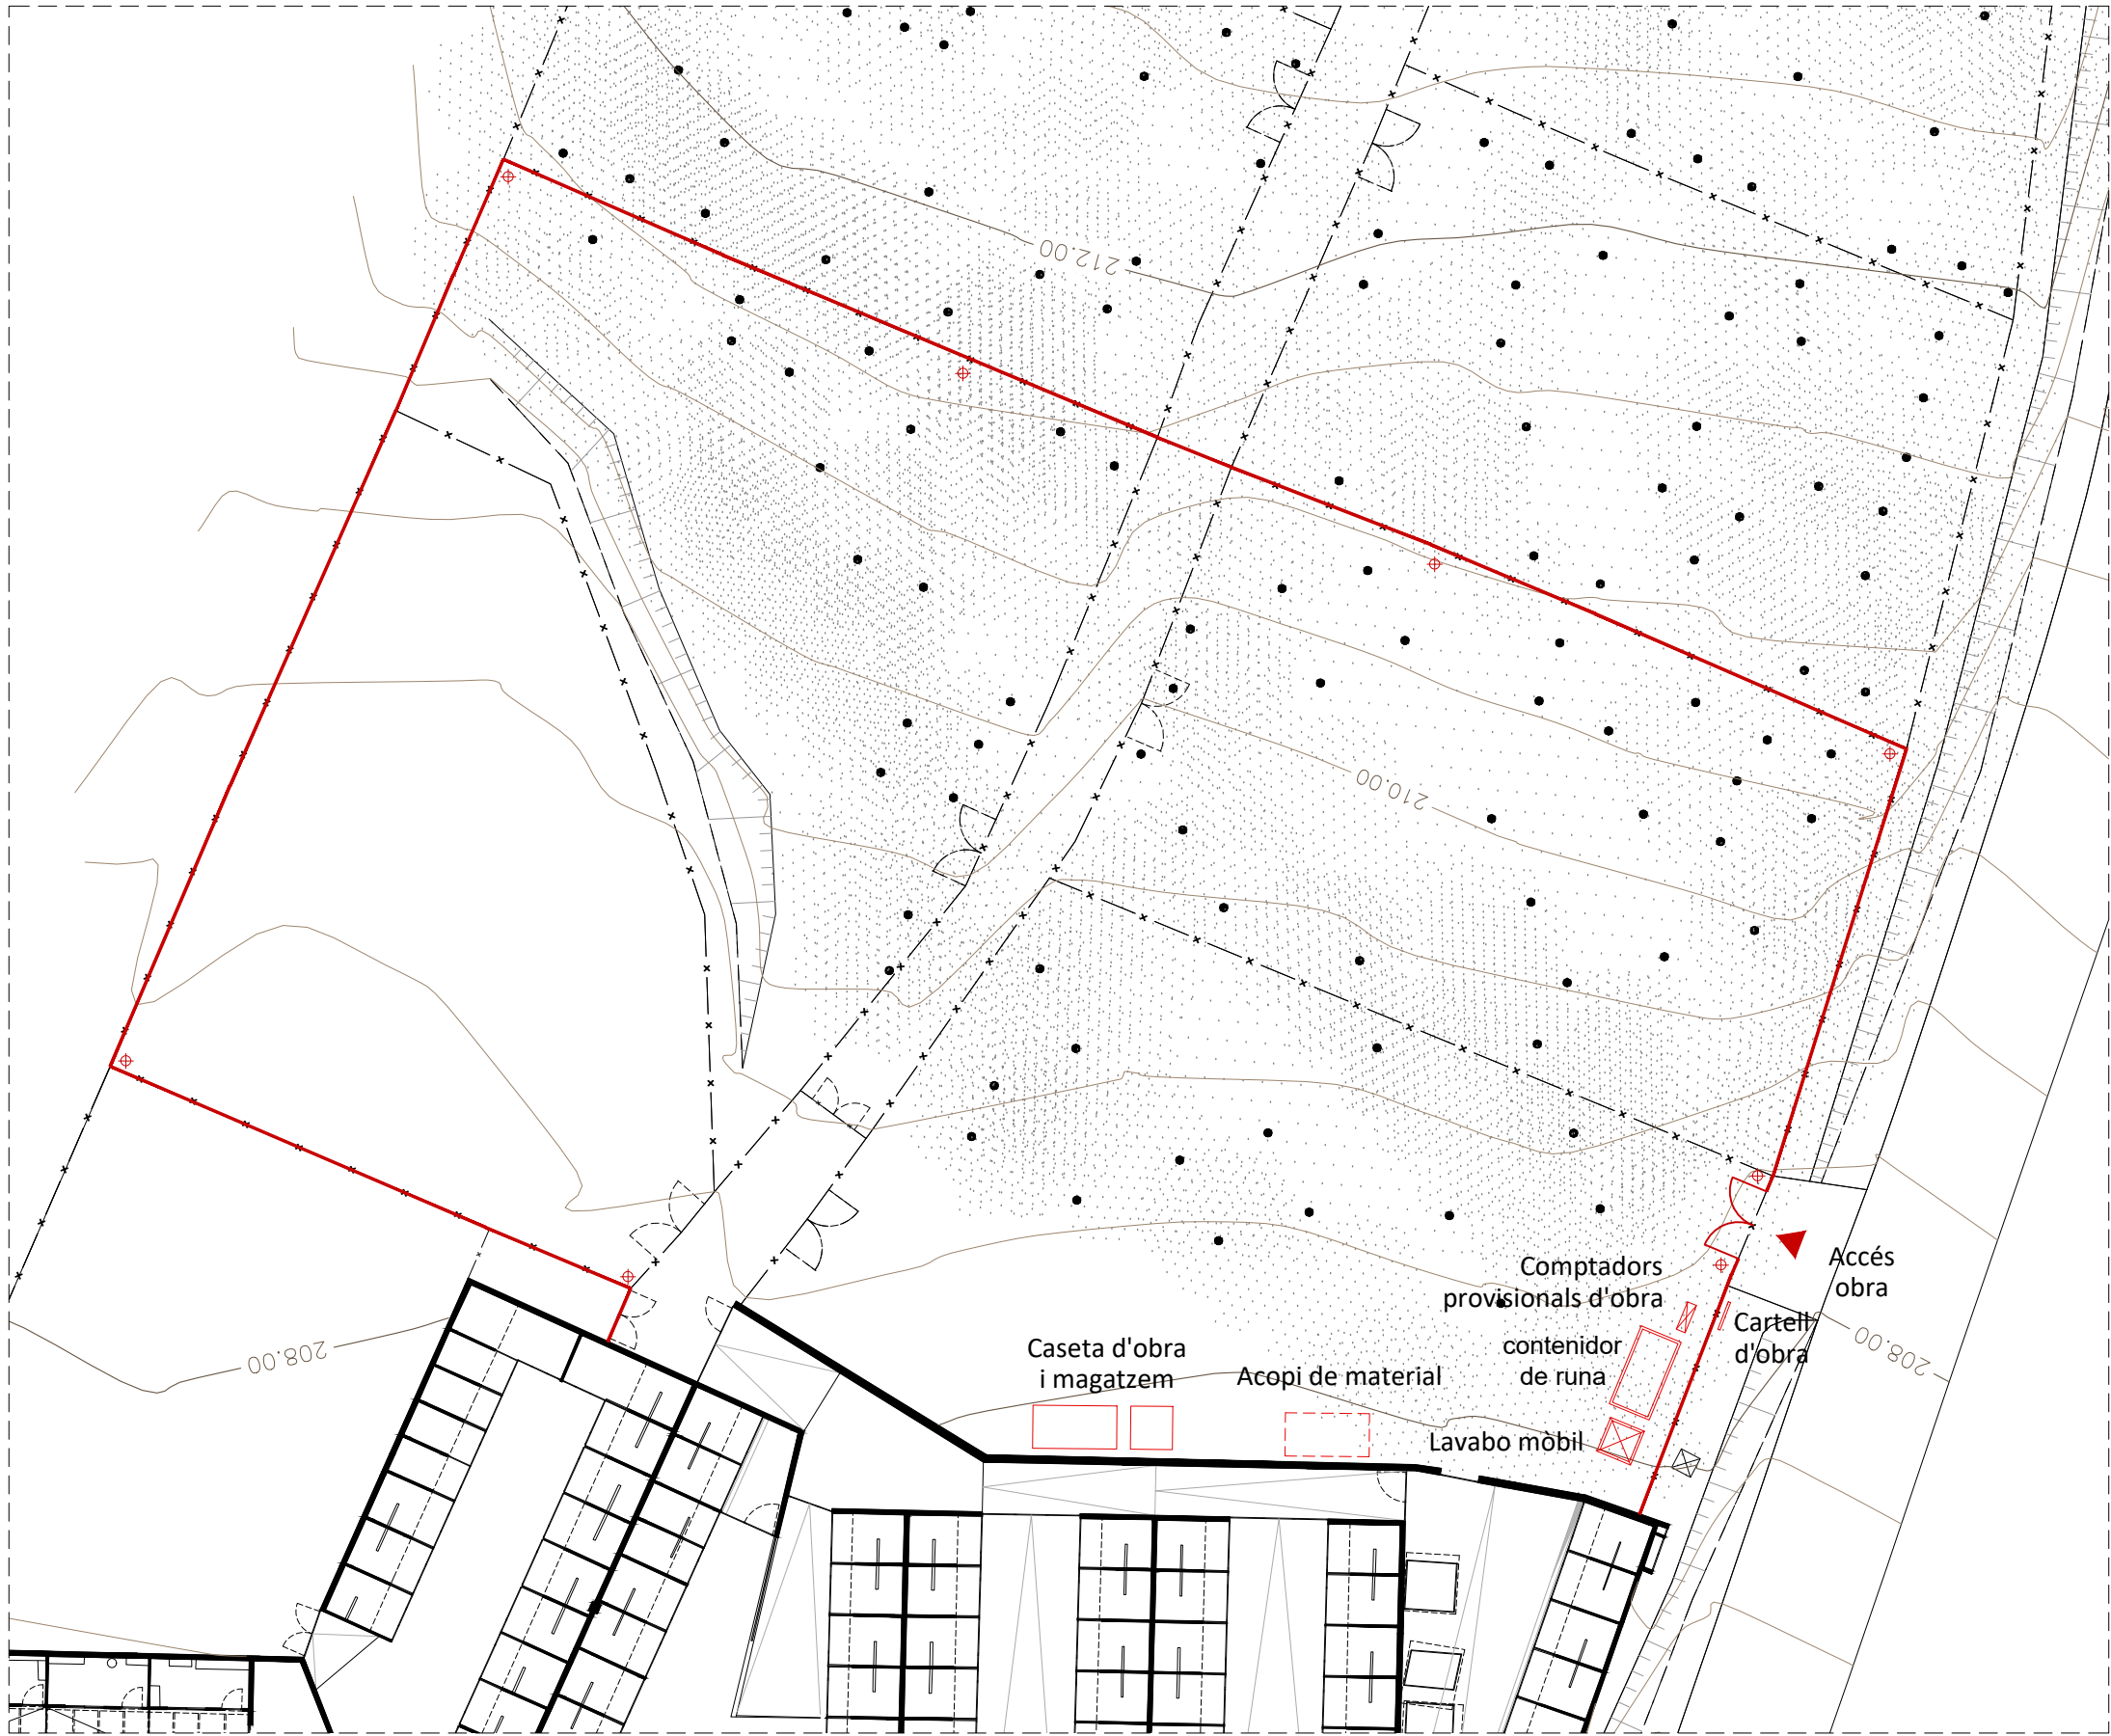

PLANTA ÀMBIT D'INTERVENCIÓ. ESTUDI DE SEGURETAT I SALUT
E 1:300

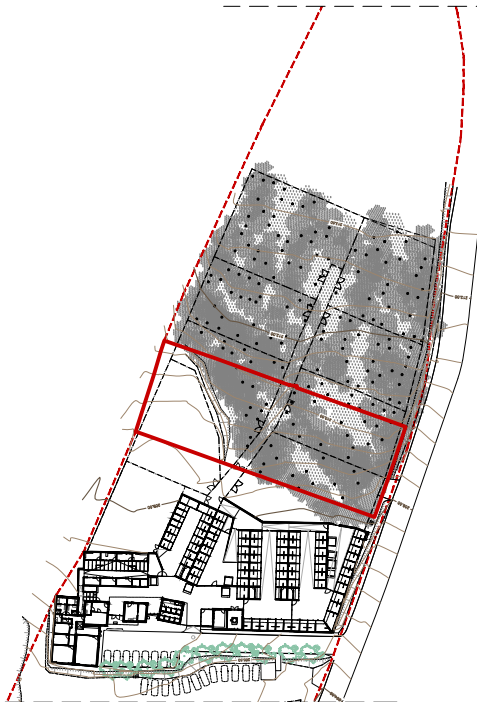

PLANTA DE REFERÈNCIA. IDENTIFICACIÓ FASE I
E 1:2000

LLEGGENDA ESTUDI DE SEGURETAT I SALUT

- Tanca existent
- Comptadors provisionals d'obra
- Contenidor de runa
- Lavabo mòbil
- Acopi de material
- Cartell d'obra
- Accés d'obra
- Il·luminació
- Caseta d'obra
- Magatzem