





| PROJECTE EXECUTIU D'ARRANJAMENT I TRANSFORMACIÓ DELS C/STA. TERESA I C/TRESOLS A GAVÀ |                                    |                                                 |               |               |       |     |
|---------------------------------------------------------------------------------------|------------------------------------|-------------------------------------------------|---------------|---------------|-------|-----|
| CODI                                                                                  |                                    | NOM DEL PLÀNOL                                  | ESCALA A3     | ESCALA A1     | FULLS | BIM |
| DOCUMENTACIÓ GRÀFICA. CARRER TRESOLS                                                  |                                    |                                                 |               |               |       |     |
| IN                                                                                    | IN 01                              | ÍNDEX DE PLÀNOLS                                | S/E           | S/E           | 1     | -   |
| SG - SITUACIÓ GENERAL I DE CONJUNT                                                    |                                    |                                                 |               |               |       |     |
| SG                                                                                    | SG - SITUACIÓ GENERAL I DE CONJUNT |                                                 |               |               |       |     |
|                                                                                       | SG 01                              | SITUACIÓ GENERAL                                | S/E           | S/E           | 1     | -   |
|                                                                                       | SG 02                              | EMPLAÇAMENT                                     | E:1/3500      | E:1/1750      | 1     | -   |
|                                                                                       | SG 03                              | PLANTA GENERAL DE LA PROPOSTA                   | E:1/750       | E:1/375       | 1     | -   |
|                                                                                       | SG 04                              | PLANTA DE DETALL                                | E:1/250       | E:1/125       | 2     | -   |
|                                                                                       | SG 05                              | PLANEJAMENT                                     | E:1/1000      | E:1/500       | 1     | -   |
|                                                                                       | SG 06.1                            | AIXECAMENT TOPOGRÀFIC - ALTIMETRIA              | E:1/250       | E:1/125       | 2     | -   |
|                                                                                       | SG 06.2                            | AIXECAMENT TOPOGRÀFIC - PREEXISTÈNCIES          | E:1/250       | E:1/125       | 3     | -   |
| EN                                                                                    | EN - ENDERROCS                     |                                                 |               |               |       |     |
|                                                                                       | EN 01                              | ENDERROCS I ELEMENTS A RETIRAR                  | E:1/250       | E:1/125       | 3     | SI  |
|                                                                                       | EN 02                              | PREVISIÓ D'ESPAI PER A PREVISIÓ DELS RESIDUS    | E:1/250       | E:1/125       | 1     | SI  |
| DG - DEFINICIÓ GEOMÈTRICA                                                             |                                    |                                                 |               |               |       |     |
| DG                                                                                    | DG 01.1                            | PLANTA - EIXOS DE REPLANTEIG                    | E:1/750-1/250 | E:1/375-1/125 | 3     | SI  |
|                                                                                       | DG 01.2                            | PLANTA - ACOTACIÓ                               | E:1/750-1/250 | E:1/375-1/125 | 2     | SI  |
|                                                                                       | DG 01.3                            | PLANTA - ALTIMETRIA                             | E:1/750-1/250 | E:1/375-1/125 | 2     | -   |
|                                                                                       | DG 01.4                            | PLANTA DE SUPERPOSICIÓ                          | E:1/750-1/250 | E:1/375-1/125 | 3     | -   |
|                                                                                       | DG 02.1                            | SECCIONS TIPUS                                  | E:1/100       | E:1/55        | 3     | SI  |
|                                                                                       | DG 02.2                            | DETALLS                                         | E:1/50        | E:1/25        | 4     | -   |
|                                                                                       | DG 03                              | PERFILS LONGITUDINALS                           | E:1/250       | E:1/125       | 5     | -   |
|                                                                                       | DG 04                              | PERFILS TRANSVERSALS                            | E:1/250       | E:1/125       | 1     | -   |
|                                                                                       |                                    |                                                 |               |               |       |     |
|                                                                                       |                                    |                                                 |               |               |       |     |
| PV - PAVIMENTS                                                                        |                                    |                                                 |               |               |       |     |
| PV                                                                                    | PV 01                              | PLANTA                                          | E:1/250       | E:1/125       | 7     | SI  |
|                                                                                       | PV 02                              | DETALLS                                         | E:1/20        | E:1/10        | 4     | -   |
| DC - DRENATGE I CLAVEGUERAM                                                           |                                    |                                                 |               |               |       |     |
| DC                                                                                    | DC 01                              | PLANTA PROJECTE                                 | E:1/250       | E:1/125       | 4     | SI  |
|                                                                                       | DC 02                              | PERFIL LONGITUDINAL                             | E:1/250       | E:1/125       | 4     | -   |
|                                                                                       | DC 03                              | DETALLS                                         | E:1/20        | E:1/10        | 1     | -   |
| EP - ENLLUMENAT                                                                       |                                    |                                                 |               |               |       |     |
| EP                                                                                    | EP 01                              | PLANTA, PUNTS DE LLUM I CANALITZACIONS PROJECTE | E:1/250       | E:1/125       | 6     | SI  |
|                                                                                       | EP 02                              | DETALLS CONSTRUCTIUS                            | E:1/250       | E:1/125       | 1     | -   |
|                                                                                       | EP 03                              | ESQUEMA D'ENLLUMENAT                            | E:1/250       | E:1/125       | 1     | -   |
|                                                                                       | EP 04                              | ESQUEMA UNIFILAR I DE POTÈNCIA                  | E:1/250       | E:1/125       | 1     | -   |
|                                                                                       | EP 05                              | FAÇANES AFECTADES                               | E:1/20        | E:1/10        | 2     | -   |
| AIG - AIGUA                                                                           |                                    |                                                 |               |               |       |     |
| AIG                                                                                   | AIG 01                             | PLANTA                                          | E:1/250       | E:1/125       | 3     | SI  |
| XR - XARXA DE REG                                                                     |                                    |                                                 |               |               |       |     |
| XR                                                                                    | XR 01                              | PLANTA                                          | E:1/250       | E:1/125       | 4     | SI  |
|                                                                                       | XR 02                              | DETALLS                                         | E:1/250       | E:1/125       | 1     | -   |
| PL - PLANTACIONS                                                                      |                                    |                                                 |               |               |       |     |
| PL                                                                                    | PL 01                              | PLANTA D'ENJARDINAMENT                          | E:1/250       | E:1/125       | 5     | -   |
|                                                                                       | PL 02                              | DETALLS                                         | E:1/250       | E:1/125       | 3     | -   |

| XR - XARXA DE REG                                                   |          |                                                   |         |          |    |    |
|---------------------------------------------------------------------|----------|---------------------------------------------------|---------|----------|----|----|
| XR                                                                  | XR 01    | PLANTA                                            | E:1/250 | E:1/125  | 4  | SI |
|                                                                     | XR 02    | DETALLS                                           | E:1/250 | E:1/125  | 1  | -  |
| PL - PLANTACIONS                                                    |          |                                                   |         |          |    |    |
| PL                                                                  | PL 01    | PLANTA D'ENJARDINAMENT                            | E:1/250 | E:1/125  | 5  | -  |
|                                                                     | PL 02    | DETALLS                                           | E:1/250 | E:1/125  | 3  | -  |
| MU - MOBILIARI URBÀ, TANCAMENTS I EDIFICACIONS AUXILIARS            |          |                                                   |         |          |    |    |
| XR                                                                  | MU 01    | PLANTA                                            | E:1/250 | E:1/125  | 3  | SI |
|                                                                     | MU 02    | DETALLS                                           | E:1/250 | E:1/125  | 2  | -  |
| SV - SENYALITZACIÓ I SEGURETAT VIÀRIA                               |          |                                                   |         |          |    |    |
| SV                                                                  | SV 01    | PLANTA                                            | E:1/250 | E:1/125  | 3  | -  |
|                                                                     | SV 02    | DETALLS                                           | -       | -        | 1  | -  |
| SE - SERVEIS EXISTENTS                                              |          |                                                   |         |          |    |    |
| SE                                                                  | SE 01.01 | PLANTA DE SERVEIS EXISTENTS . Sanejament AMB      | S/E     | S/E      | 3  | -  |
|                                                                     | SE 01.02 | PLANTA DE SERVEIS EXISTENTS. Companyies           | S/E     | S/E      | 17 | -  |
|                                                                     | SE 01.03 | PLANTA DE SERVEIS EXISTENTS. Ajuntament           | S/E     | S/E      | 6  | -  |
|                                                                     | SE 02.01 | PLANTA SERVEIS AFECTATS I REPOSICIONS. Sanejament | E:1/500 | E:1/250  | 2  | -  |
|                                                                     | SE 02.02 | PLANTA SERVEIS AFECTATS I REPOSICIONS. Endesa     | E:1/750 | E:1/375  | 1  | -  |
|                                                                     | SE 02.03 | PLANTA SERVEIS AFECTATS I REPOSICIONS. Aigua      | S/E     | S/E      | 1  | -  |
|                                                                     | SE 02.04 | PLANTA SERVEIS AFECTATS I REPOSICIONS. Nedgia     | S/E     | S/E      | 1  | -  |
|                                                                     | SE 04.01 | PLANTA SERVEIS AFECTATS I REPOSICIONS.HIDRANTS    | E:1/250 | E:1/125  | 1  | -  |
|                                                                     | SE 05.01 | SUPERPOSICIÓ SERVEIS EXISTENTS                    | E:1/250 | E:1/125  | 2  | -  |
|                                                                     | SE 06.01 | SUPERPOSICIÓ SERVEIS EXISTENTS I NOUS             | E:1/250 | E:1/125  | 2  | -  |
|                                                                     |          |                                                   |         |          |    |    |
|                                                                     |          |                                                   |         |          |    |    |
| ST - PLANOLS SENYALITZACIÓ I ORDENACIÓ DEL TERRENY DURANT LES OBRES |          |                                                   |         |          |    |    |
| ST                                                                  | ST 01    | SENYALITZACIÓ I ORDENACIÓ OBRES                   | S/E     | S/E      | 1  | -  |
| AP - ALTRES PLÀNOLS                                                 |          |                                                   |         |          |    |    |
| AP                                                                  | AP 01    | PROTECCIÓ CIVIL                                   | E:1/750 | E:1/1500 | 2  | -  |
|                                                                     | AP 02    | PLANTA GENERAL PROPOSTA - ACCESSIBILITAT          | E:1/250 | E:1/125  | 3  | -  |
|                                                                     | AP03     | ASPECTES AMBIENTALS                               | E:1/750 | E:1/1500 | 3  | -  |



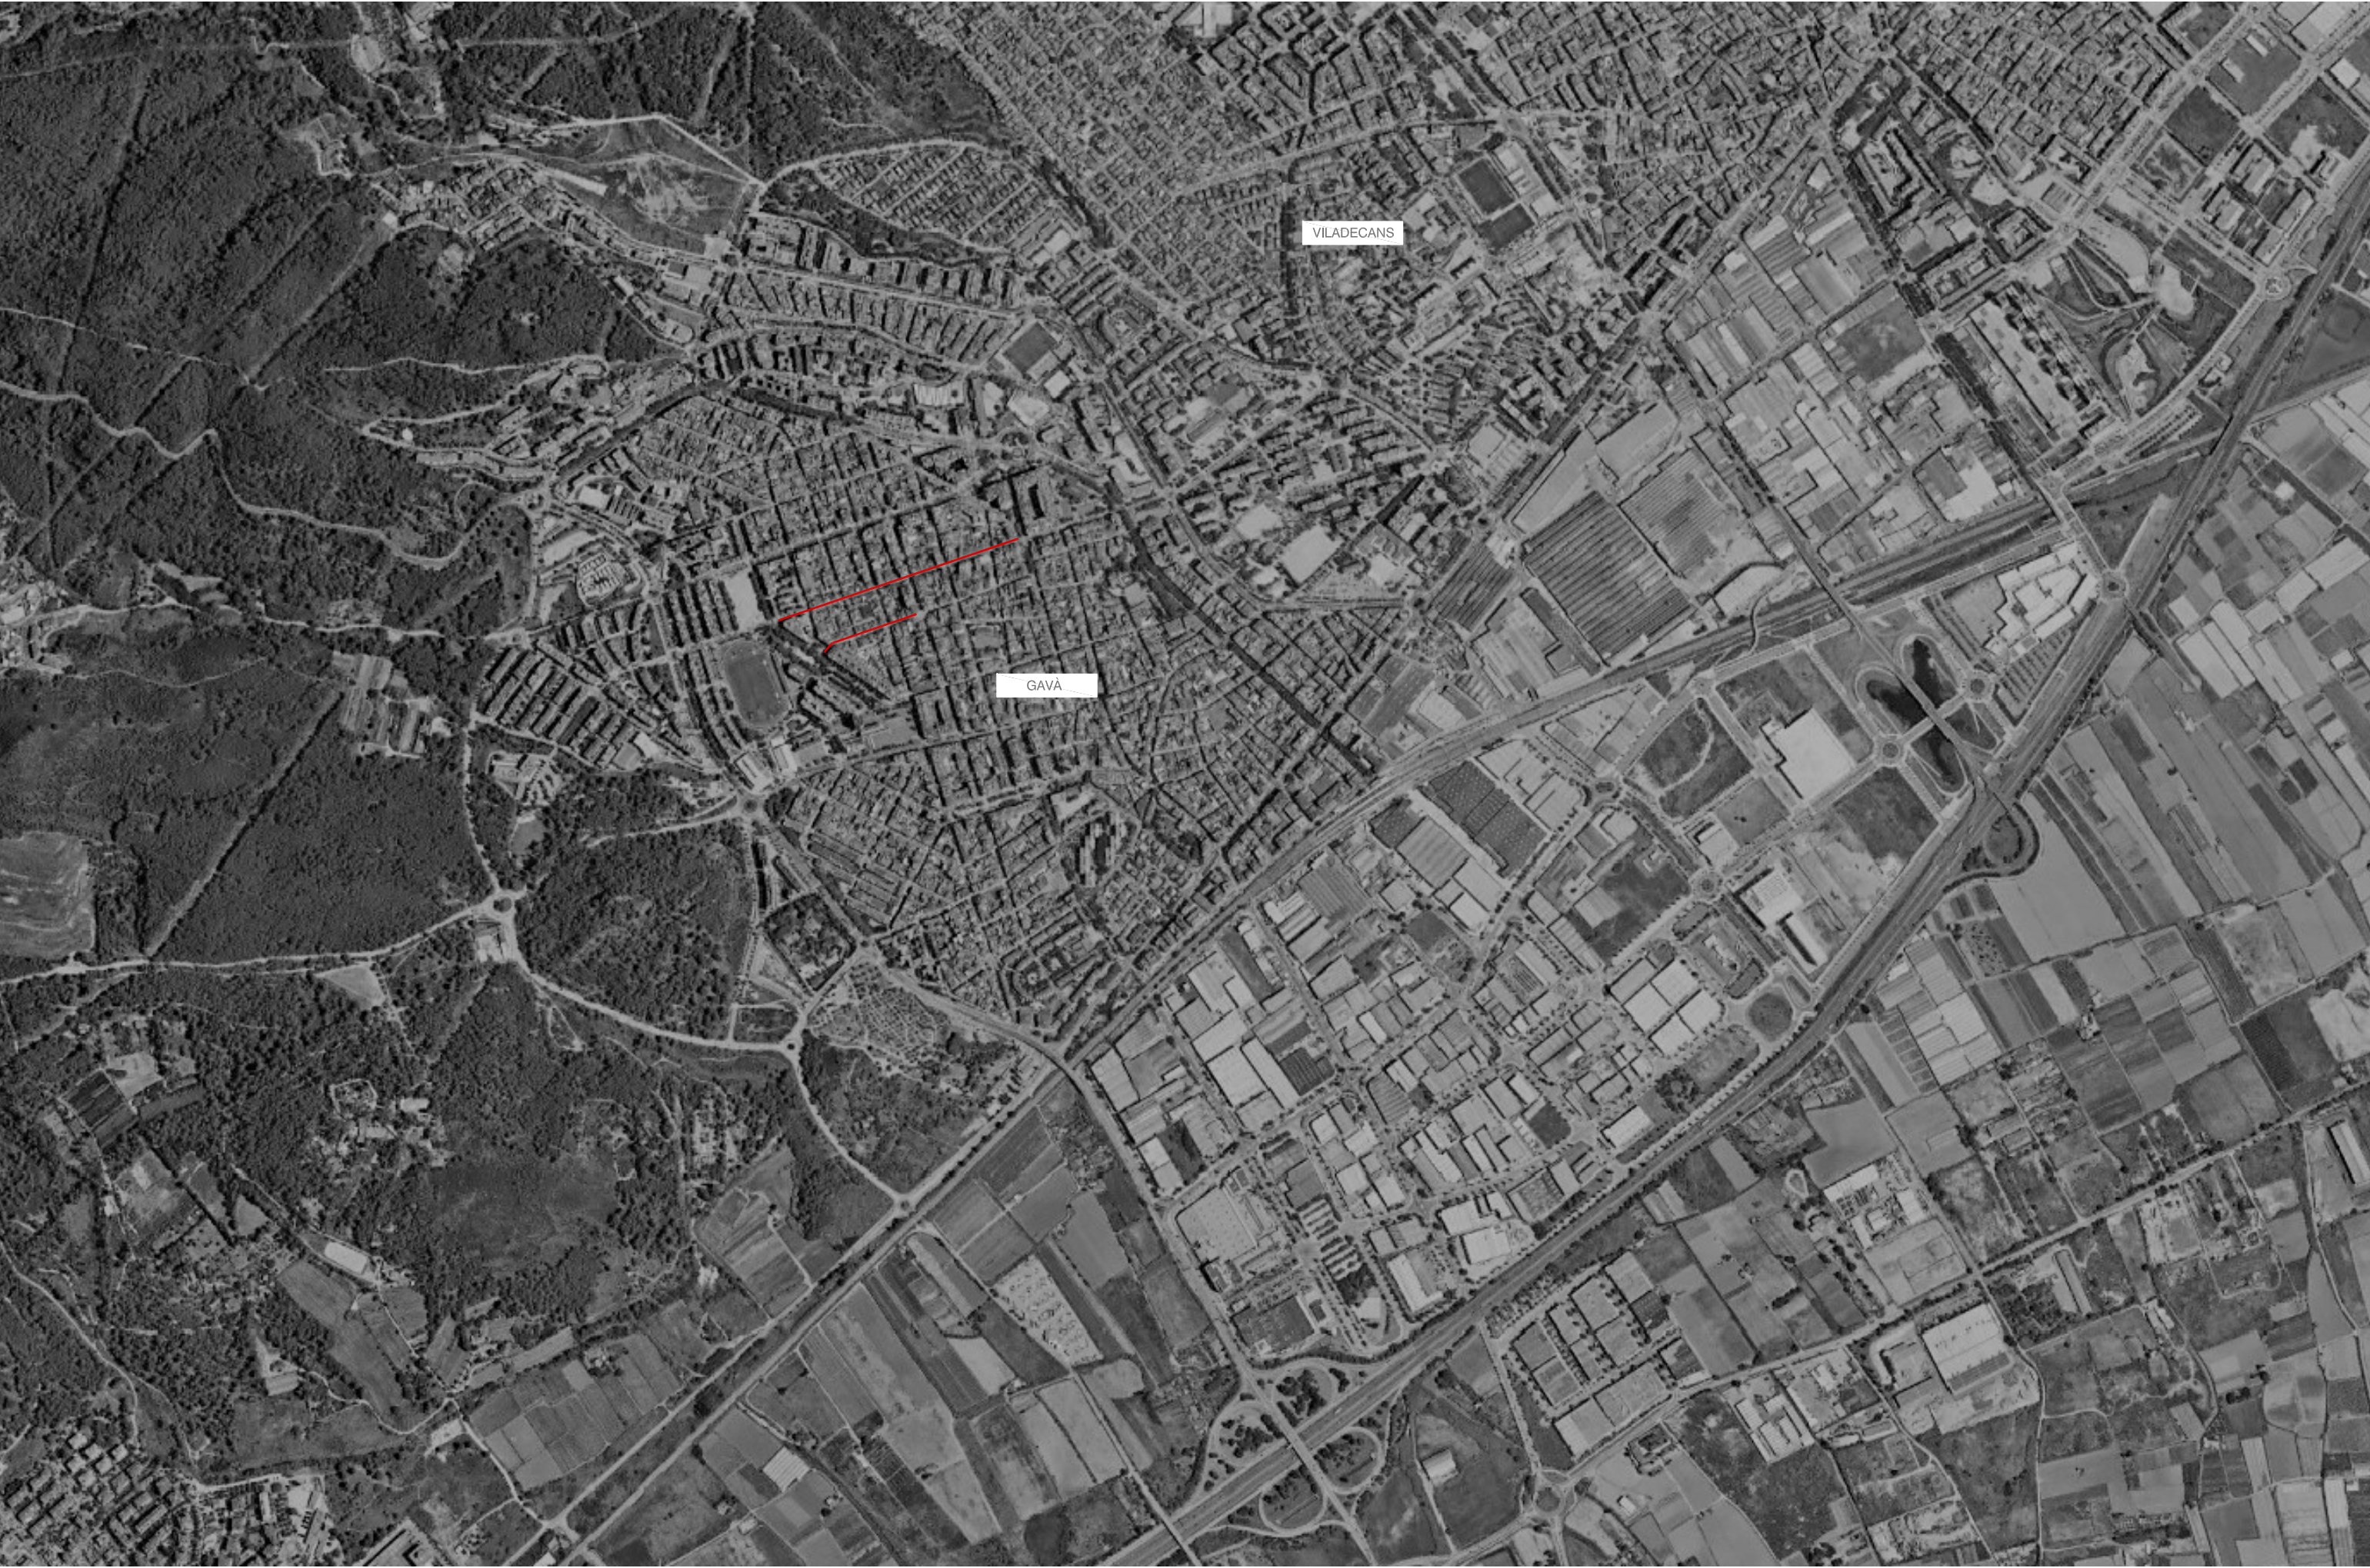




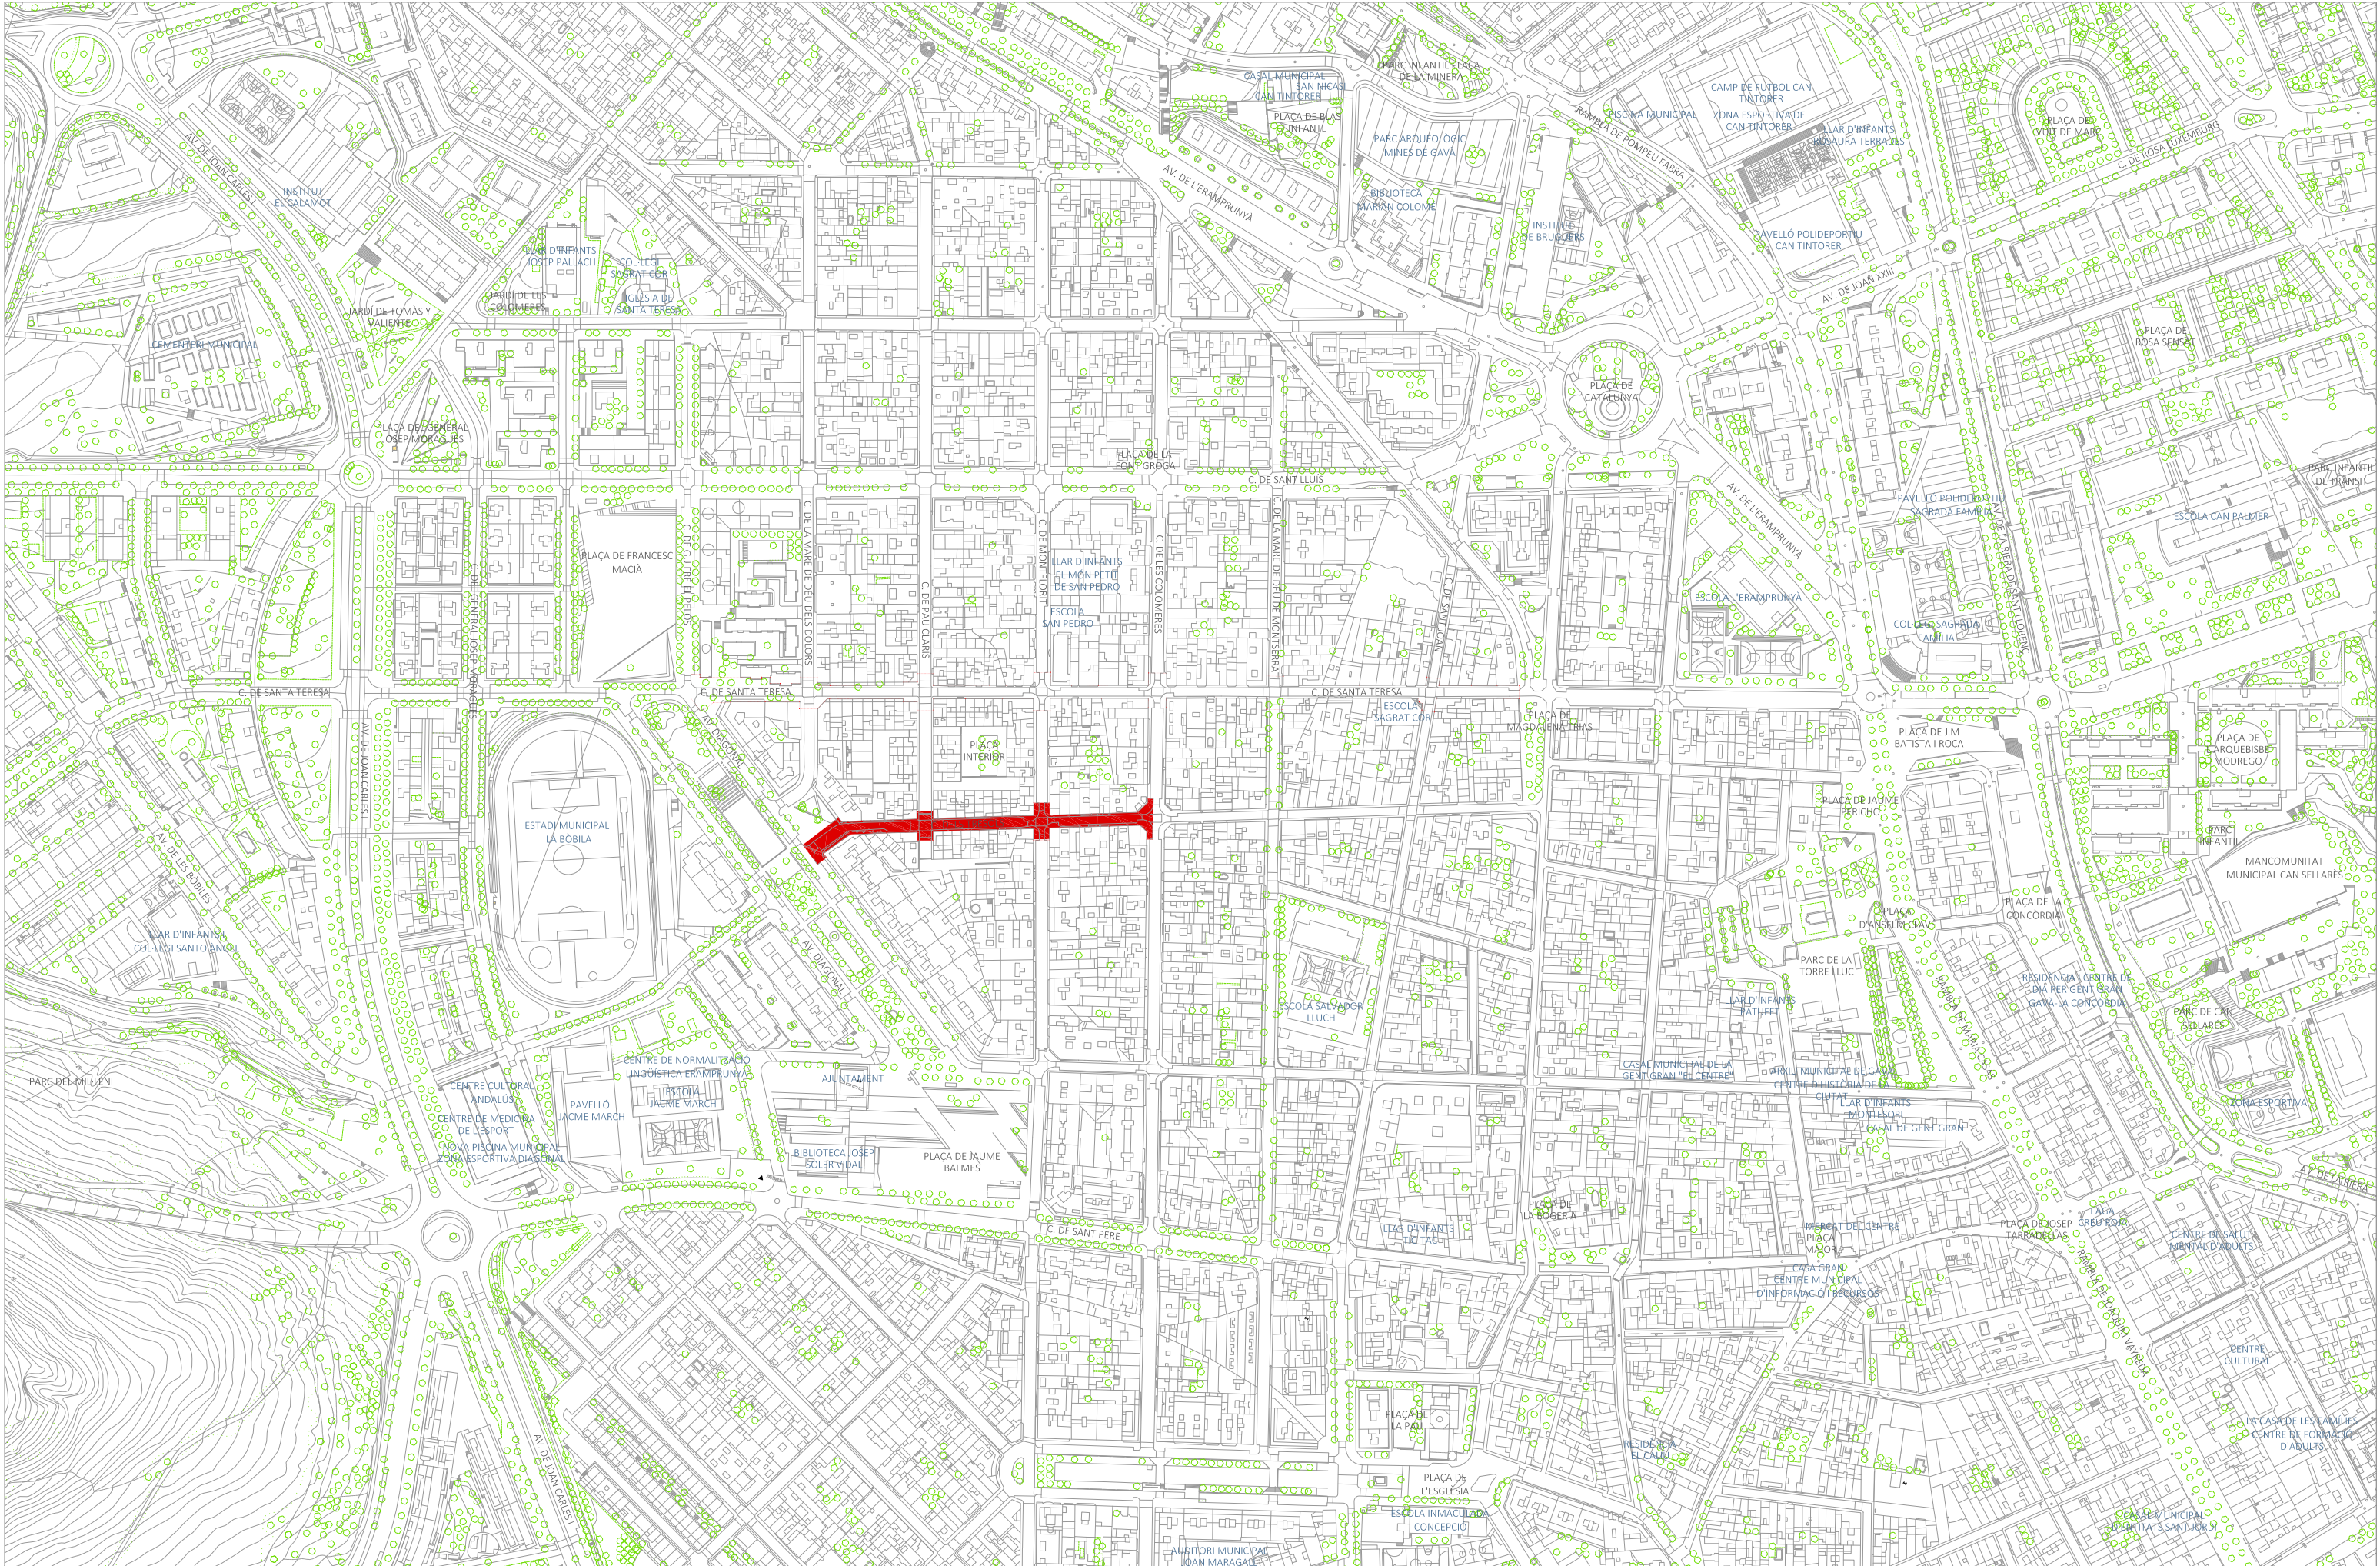





PLANTA GENERAL. PROPOSTA

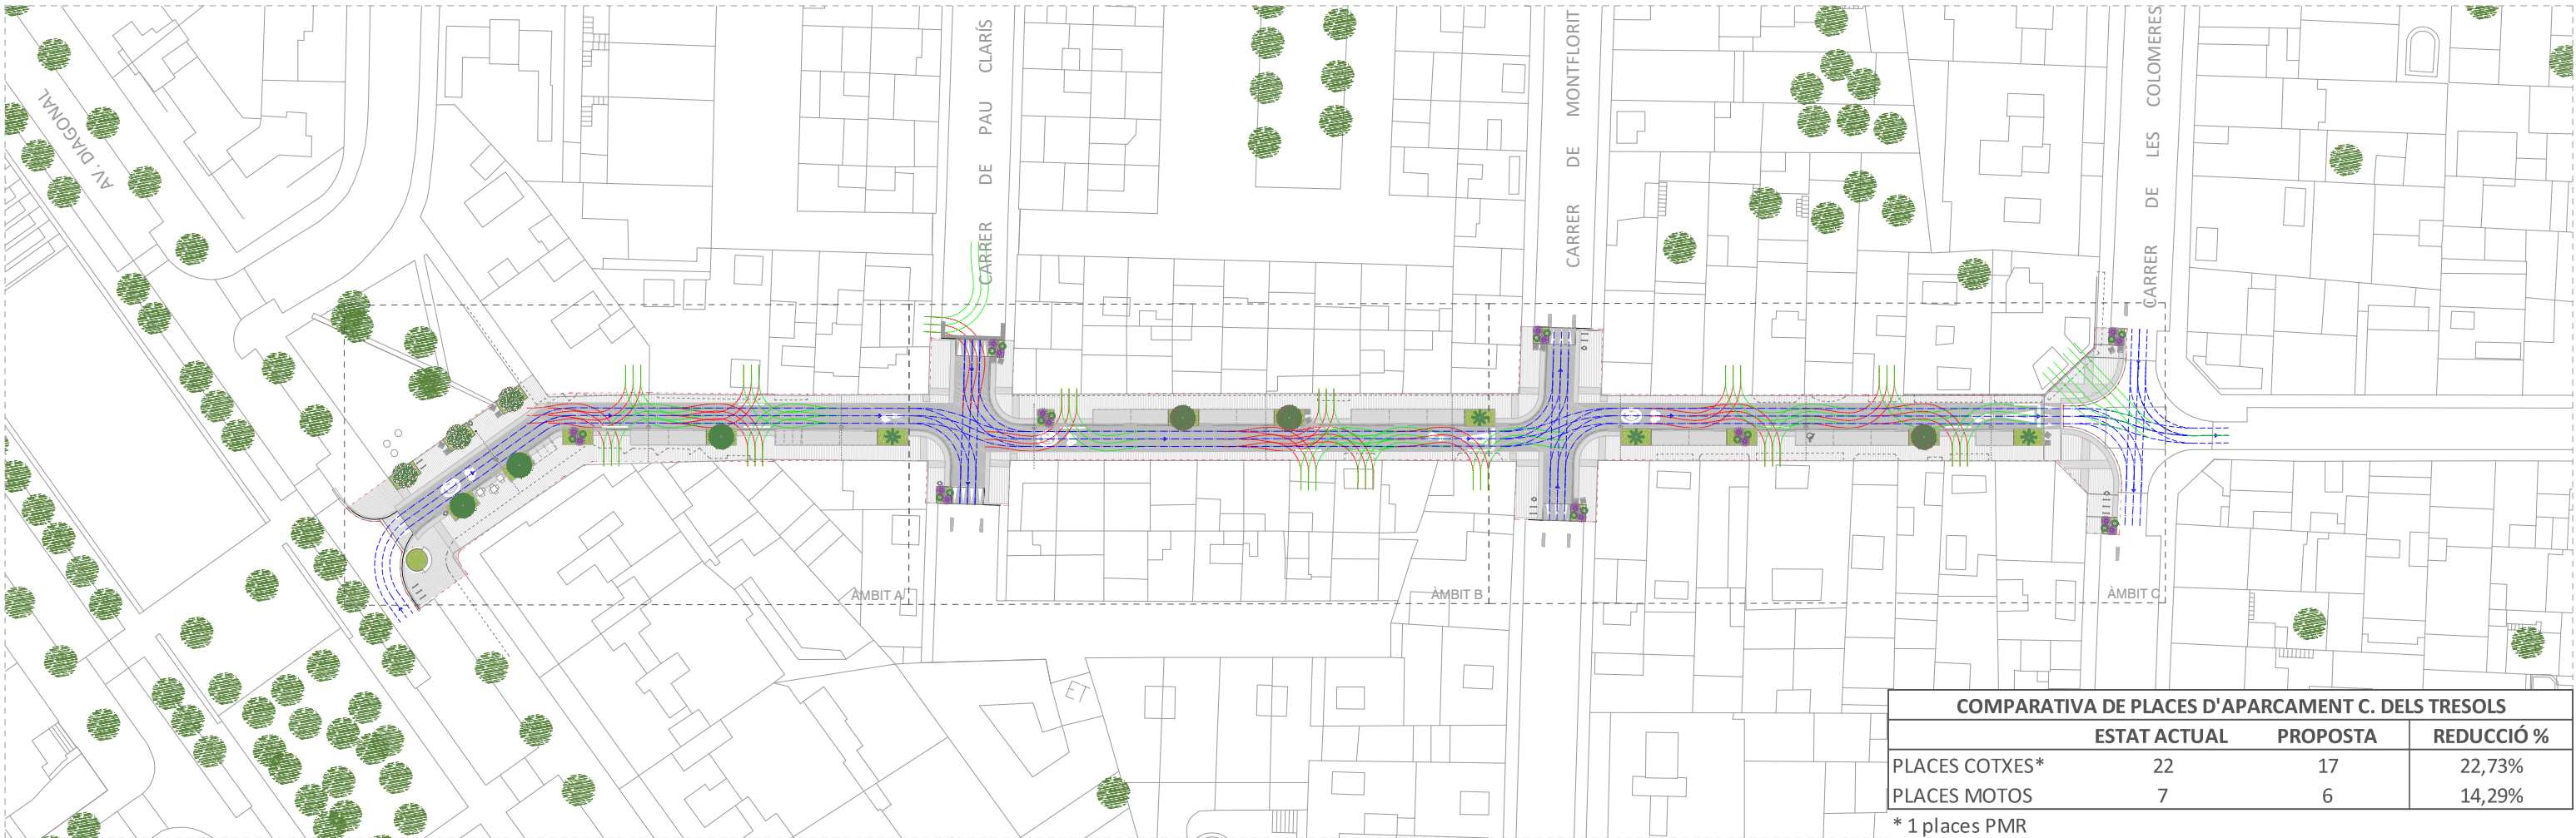

PLANTA GENERAL. CIRCUL·LACIONS


| COMPARATIVA DE PLACES D'APARCAMENT C. DELS TRESOLS |              |          |            |
|----------------------------------------------------|--------------|----------|------------|
|                                                    | ESTAT ACTUAL | PROPOSTA | REDUCCIÓ % |
| PLACES COTXES*                                     | 22           | 17       | 22,73%     |
| PLACES MOTOS                                       | 7            | 6        | 14,29%     |

\* 1 places PMR





PLANTA ÀMBIT A

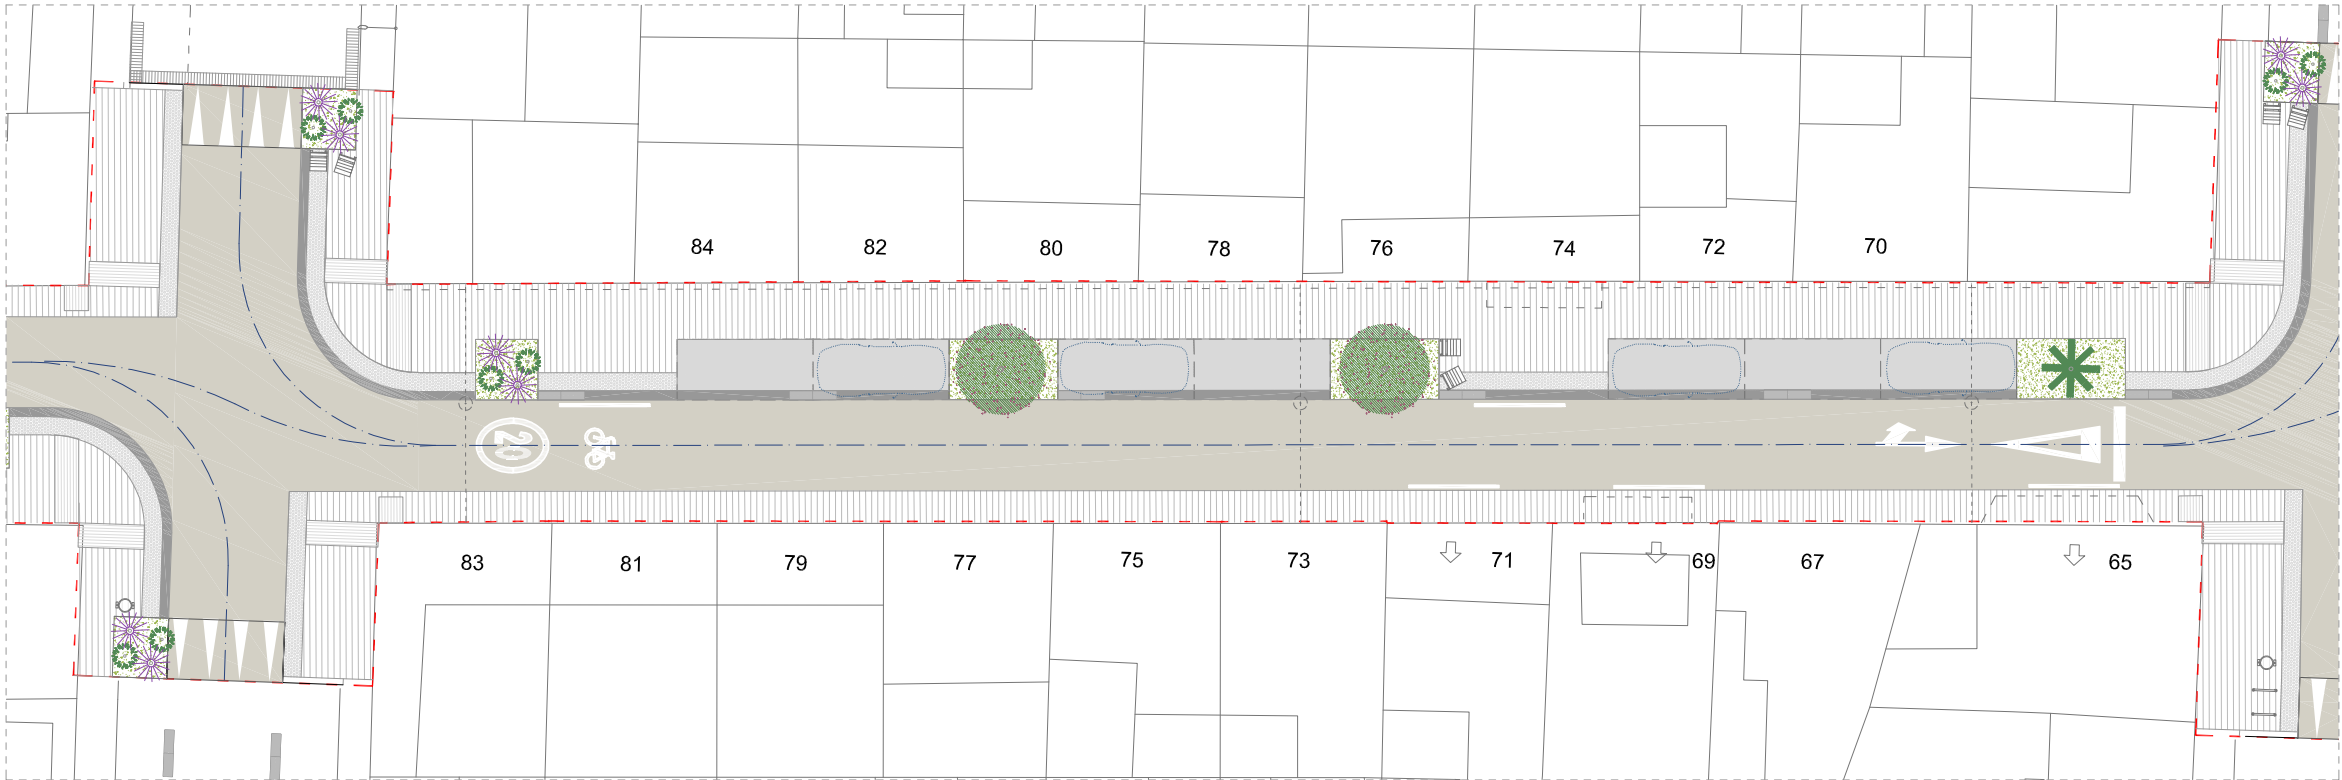


PLANTA ÀMBIT B

- LLEGENDA DE PAVIMENTS
- ASFALT AMB ÀRIDS RECICLAT
  - PEÇA PREFABRICADA DE FORMIGÓ TIPUS LLAMBORDA 10x20cm
  - FORMIGÓ DRENANT
  - PANOT DE 9 PASTILLES (mateix model que l'existent)
  - PANOT DE 9 PASTILLES (mateix model que l'existent)


- LLEGENDA DE VEGETACIÓ
- ARBUSTIVA I HERBACI DE BAIX CONSUM
  - ARBRE EXISTENT
  - ARBAT NOU PUNTUAL. PORT GRAN
  - ARBAT NOU
  - ARBAT NOU
  - ARBAT NOU
  - ARBAT NOU
  - ARBAT NOU

- LLEGENDA D'ELEMENTS I MOBILIARI URBÀ
- ENLLUMENAT EN CATENÀRIA
  - CADIRA NOEROMÀNTIC LILVIÀ O SIMILAR
  - BANC NOEROMÀNTIC LILVIÀ O SIMILAR
  - ELEMENTS JUGABLES
  - APARCABICICLETES
  - PAPERERA

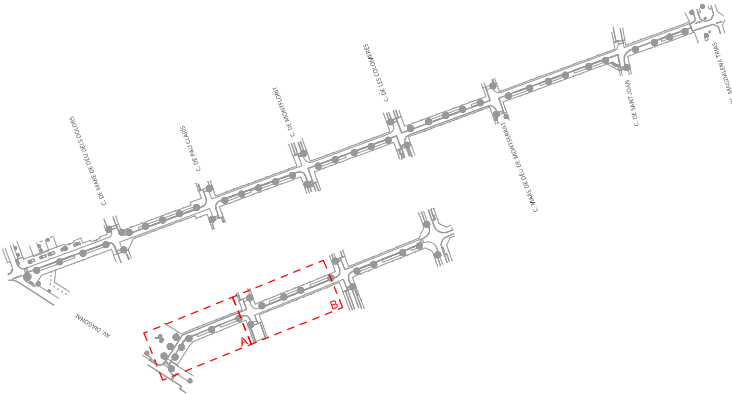

----- ÀMBIT D'ACTUACIÓ



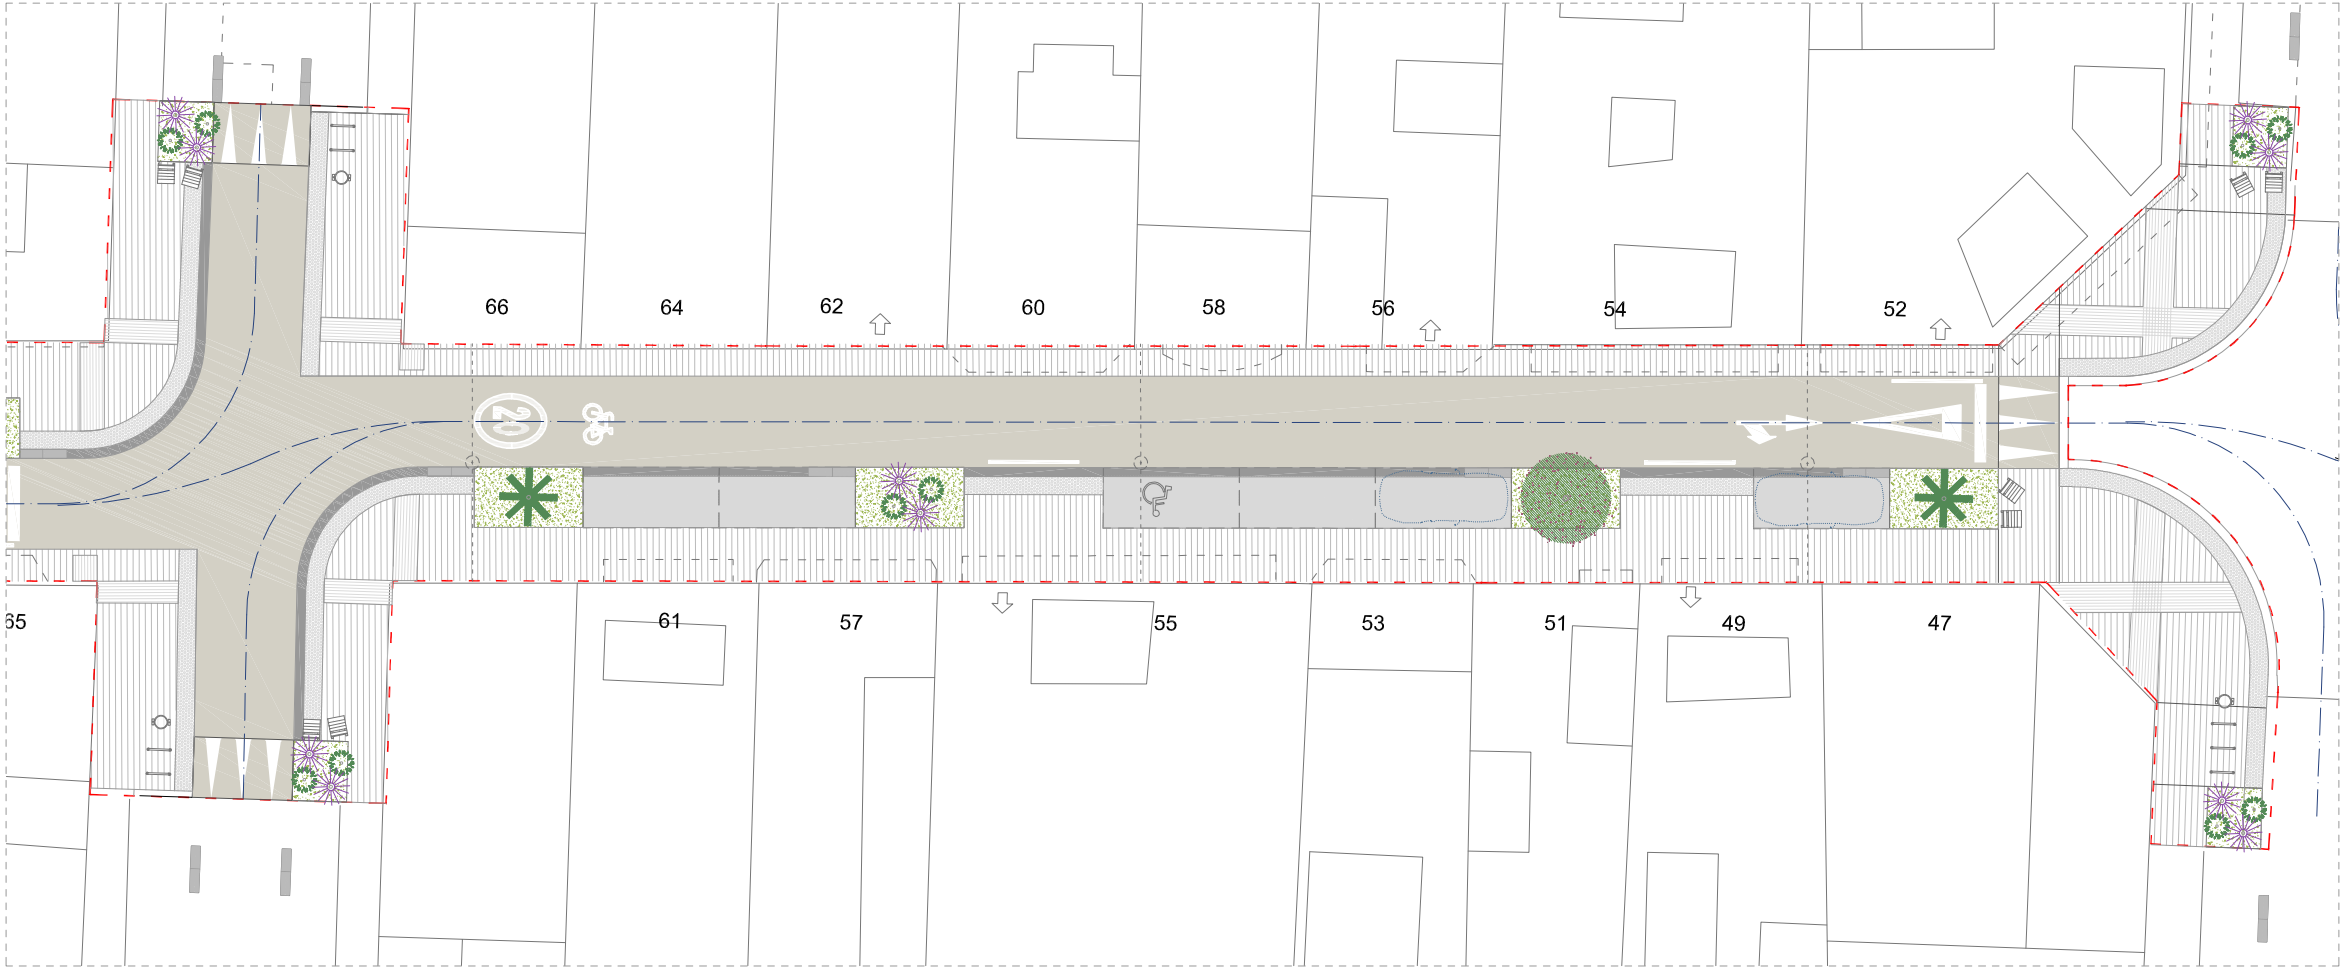


PLANTA ÀMBIT C

- LLEGENDA DE PAVIMENTS
- ASFALT AMB ÀRIDS RECICLAT
  - PEÇA PREFABRICADA DE FORMIGÓ TIPUS LLAMBORDA 10x20cm
  - FORMIGÓ DRENANT
  - PANOT DE 9 PASTILLES (mateix model que l'existent)
  - PANOT DE 9 PASTILLES (mateix model que l'existent)


- LLEGENDA DE VEGETACIÓ
- ARBUSTIVA I HERBACI DE BAIX CONSUM
  - ARBRE EXISTENT
  - ARBRAT NOU PUNTUAL. PORT GRAN
  - ARBRAT NOU
  - ARBRAT NOU
  - ARBRAT NOU
  - ARBRAT NOU
  - ARBRAT NOU

- LLEGENDA D'ELEMENTS I MOBILIARI URBÀ
- ENLLUMENAT EN CATENÀRIA
  - CADIRA NOEROMÀNTIC LILVIÀ O SIMILAR
  - BANC NOEROMÀNTIC LILVIÀ O SIMILAR
  - ELEMENTS JUGABLES
  - APARCABICICLETES
  - PAPERERA

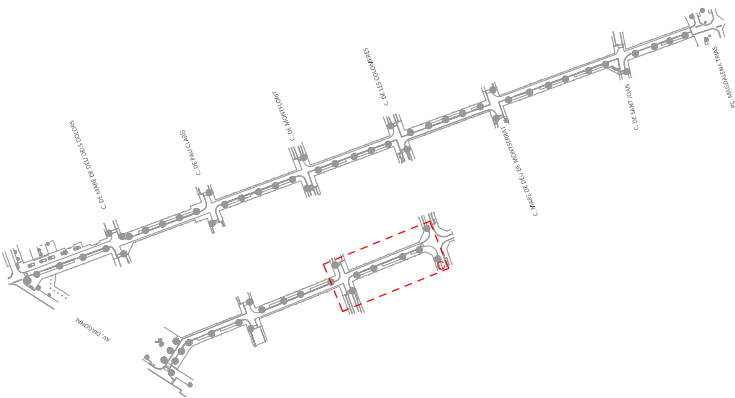

--- AMBIT D'ACTUACIÓ



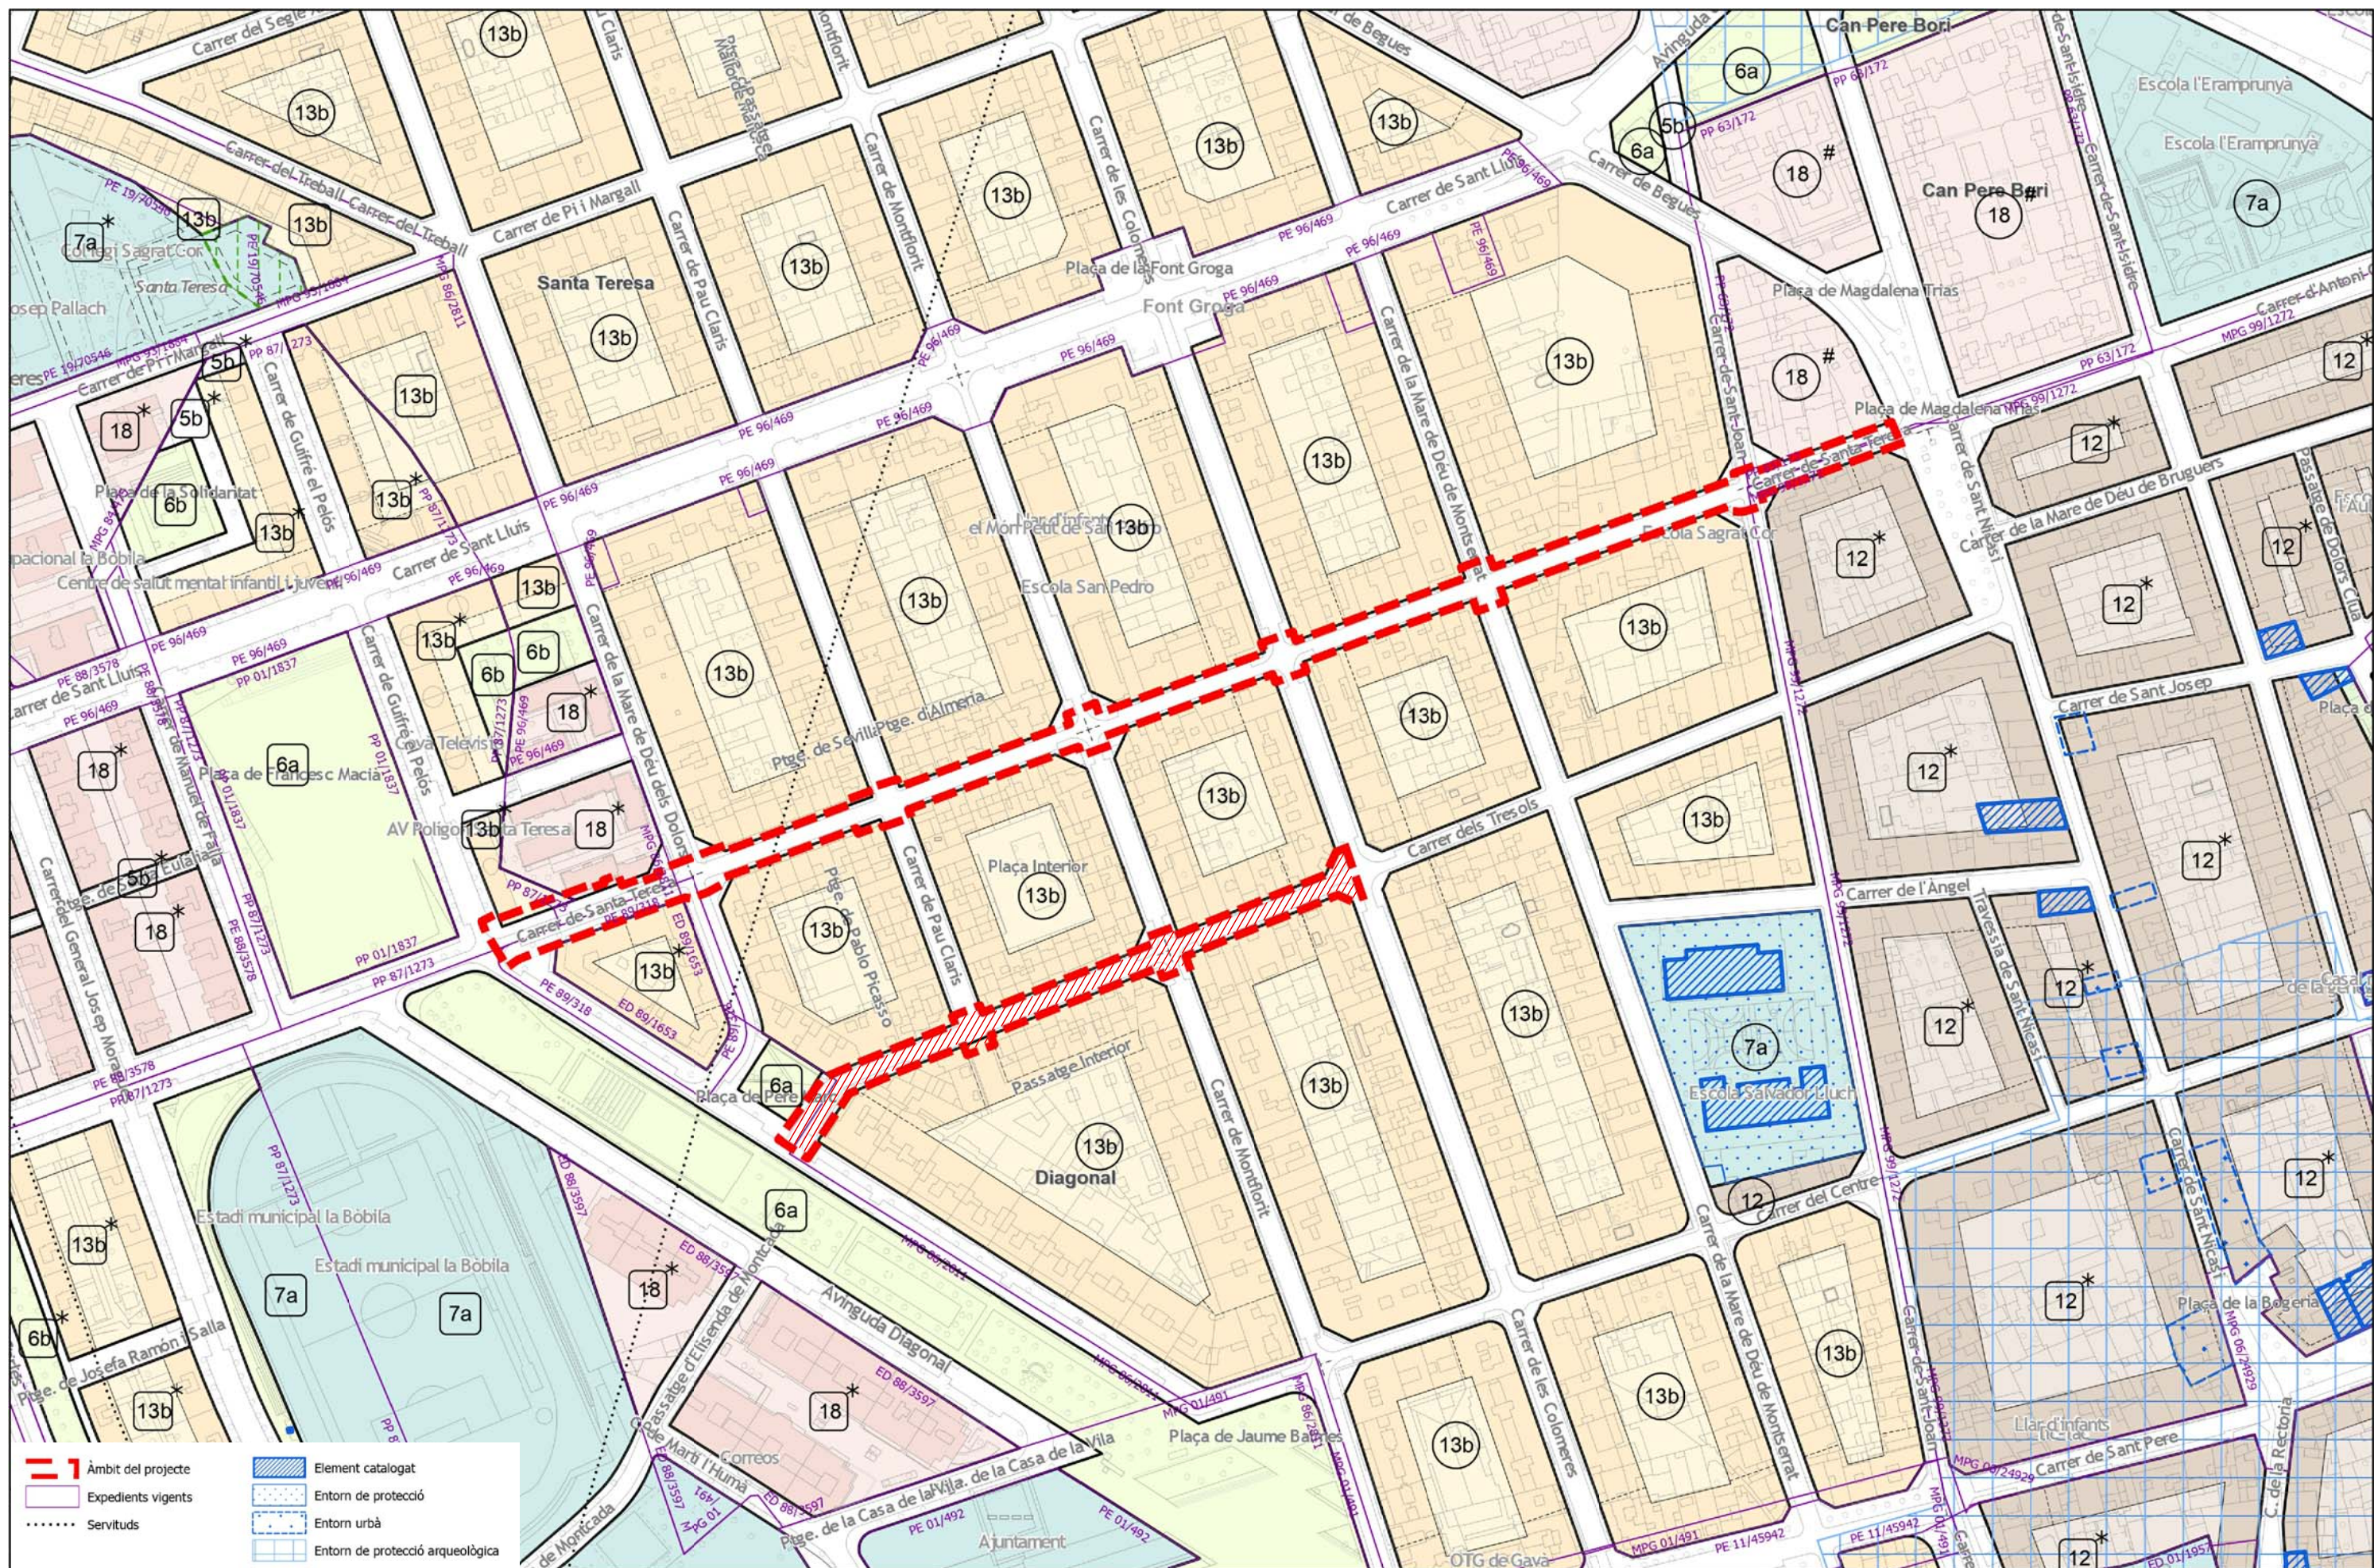









## APARCAMENT I GUALS


## MOBILIARI I ELEMENTS URBANS

## SITUACIÓ GENERAL I DE CONJUNT

esc. A3: 1/250






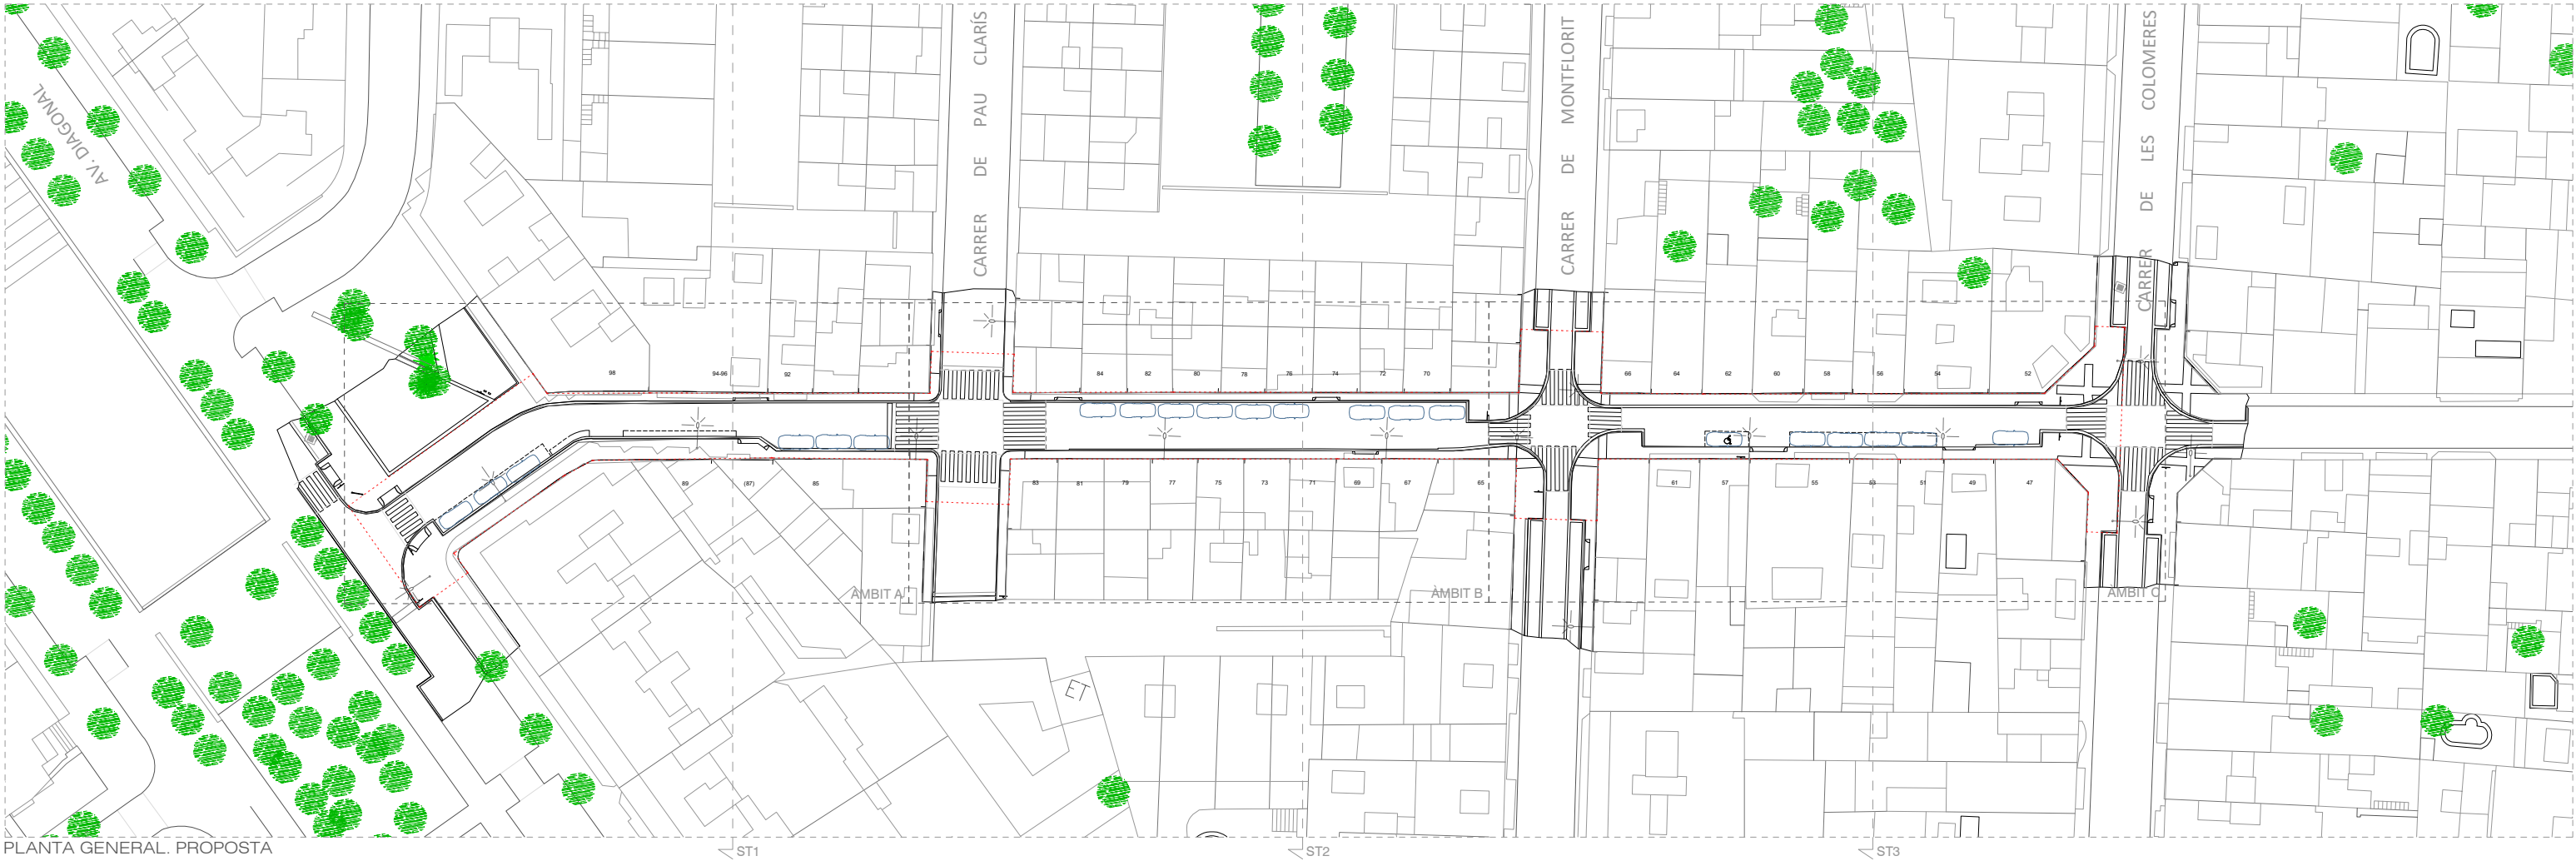


PLANTA GENERAL. PROPOSTA



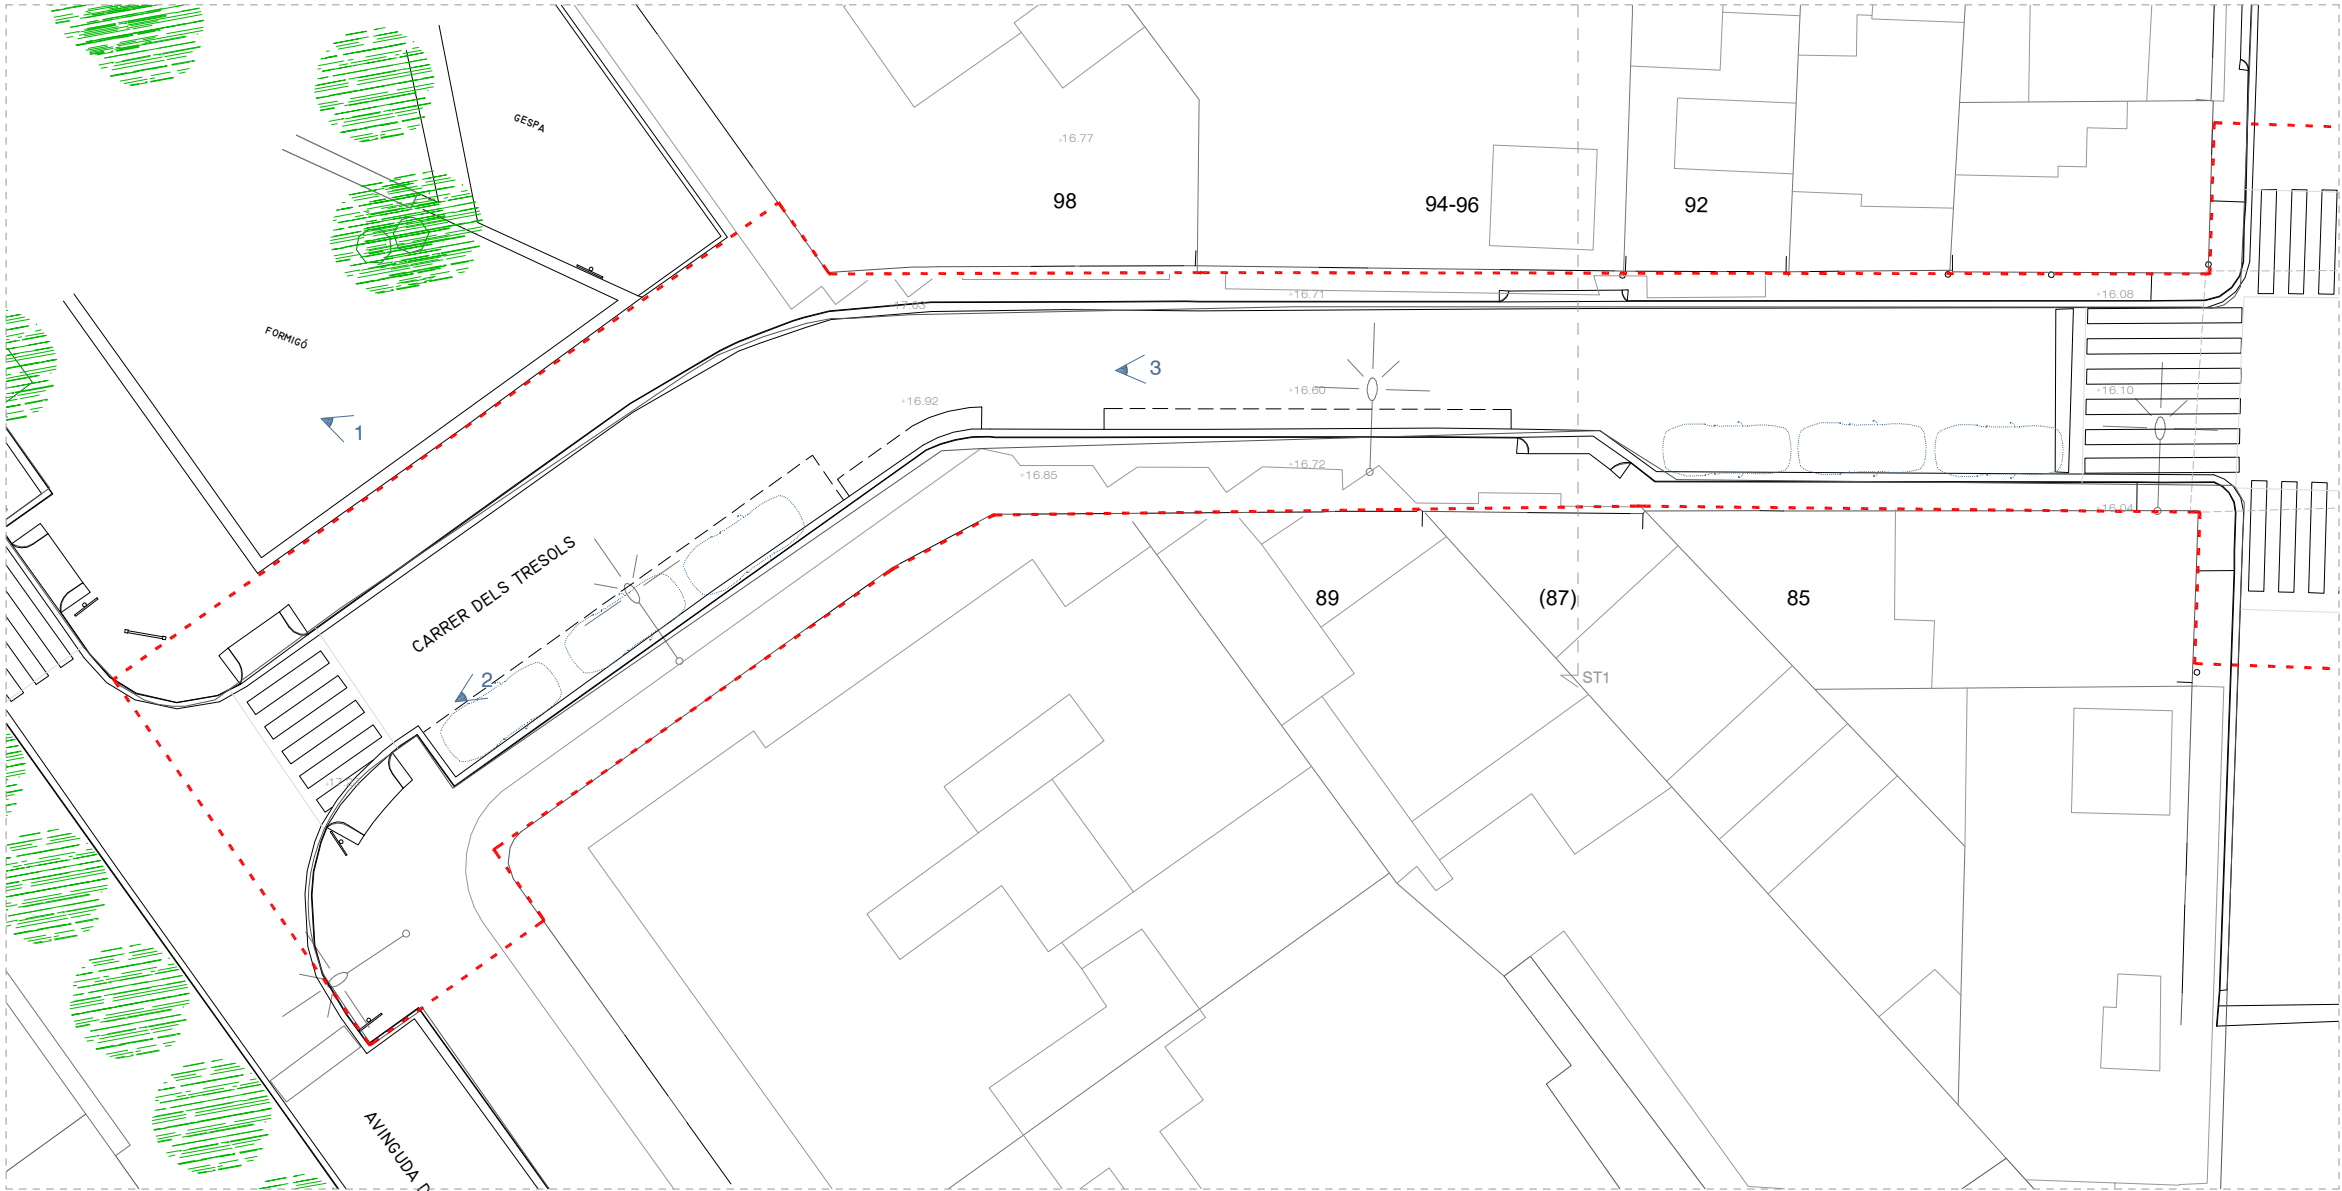


PLANTA ÀMBIT A

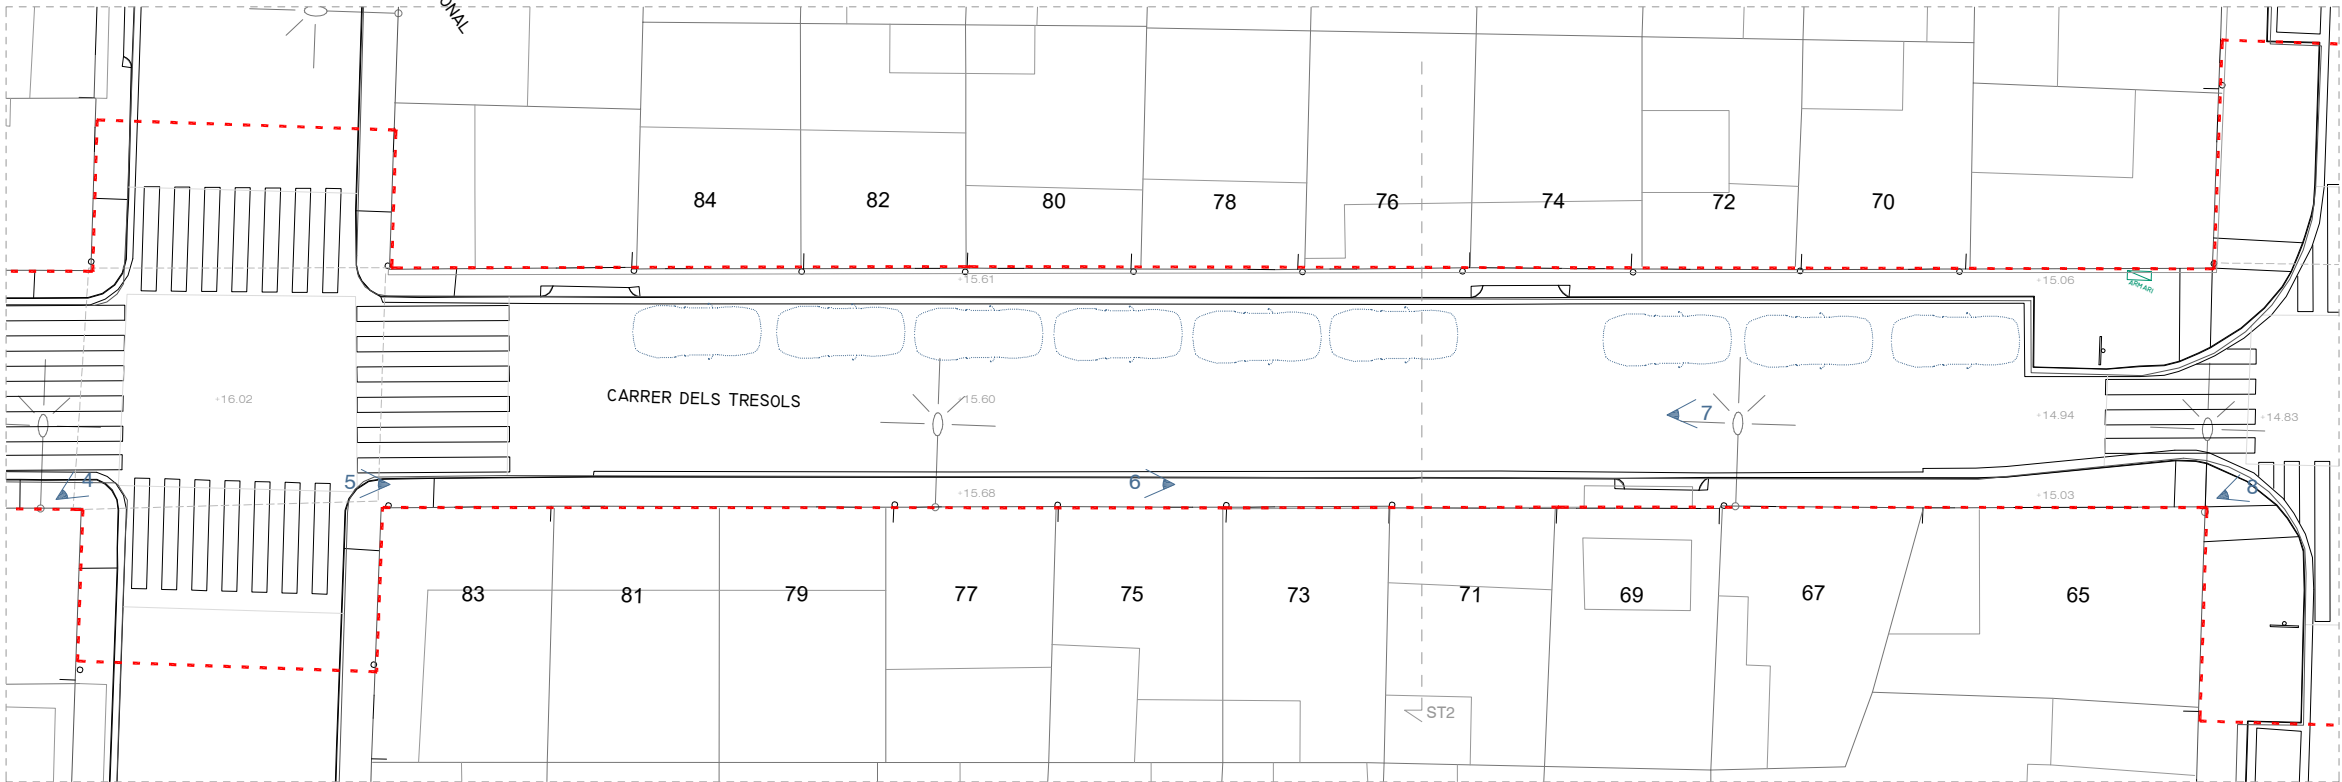


PLANTA ÀMBIT B


SECCIONS TRANSVERSALS DE L'ESTAT ACTUAL  
Escala 1:150 (A3)

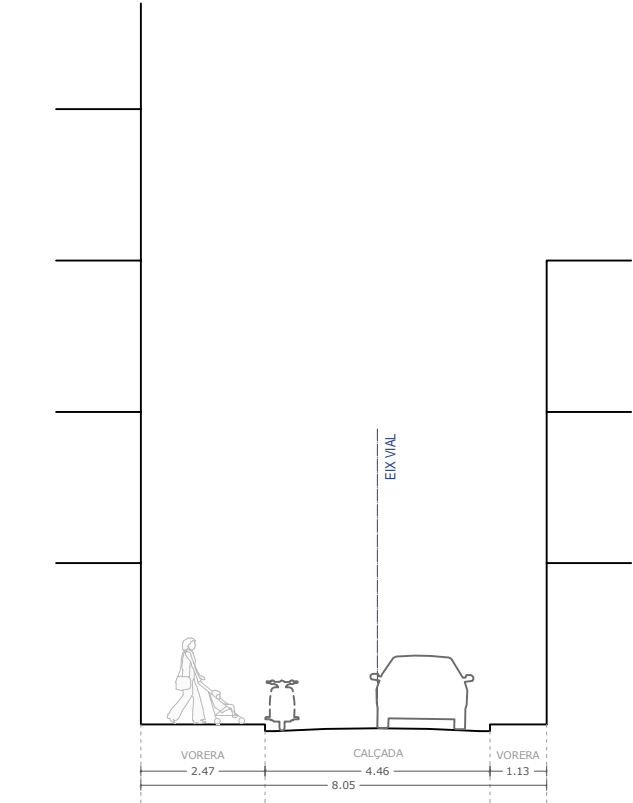

ST1

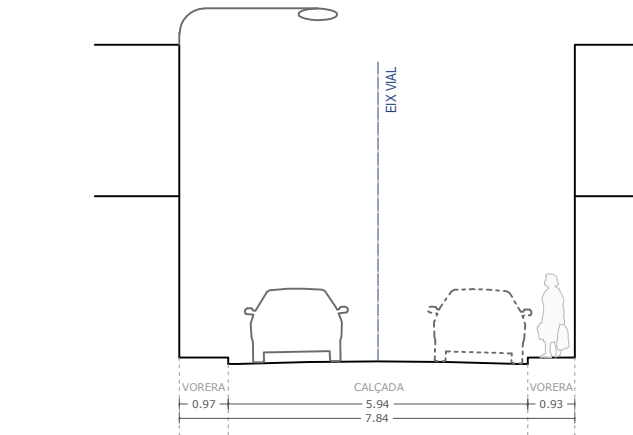

ST2

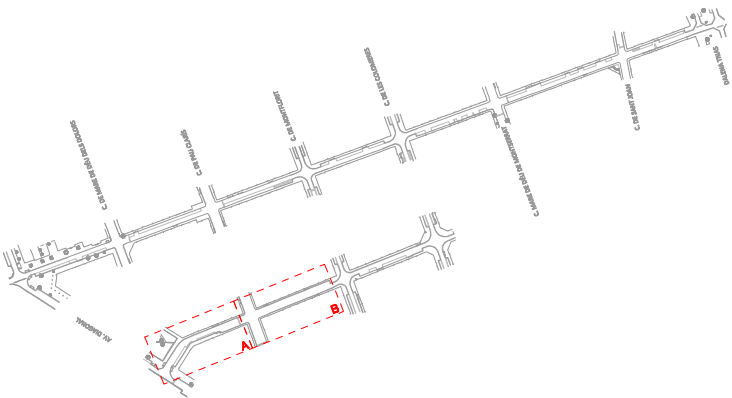

AMBIT D'ACTUACIÓ



PLA DE  
SOSTENIBILITAT  
AMBIENTAL

Francesc Puig E.

DIRECCIÓ DE  
PROJECTE

labaula arquitectes scclp

EQUIP

Mariana Echeverría  
Esteve Solà i Saura  
Sergi González  
Bernat Herández

ESITEC ENERGIA SL - Enginyers  
Rafel Cosín Pujol - Arquitecte tècnic  
Miria landscape architects studio - Paisatge  
IOK Cooperativa d'arquitectura sensata i  
tecnologia BIM

exp.  
902717/2022

PROJ. EXECUTIU

PROJECTE I DIRECCIÓ DE LES OBRES PER  
L'ARRENJAMENT I TRANSFORMACIÓ DEL CARRER SANTA  
TERESA I UN TRAM DEL CARRER DELS TRESOLS  
GAVÀ

SITUACIÓ GENERAL I DE CONJUNT  
C. DELS TRESOLS

AIXECAMENT TOPOGRÀFIC. PREXISTÈNCIES

esc. A3: 1/250




SG 06.2  
JULIOL 2024 2/3





PLANTA ÀMBIT C

SECCIONS TRANSVERSALS DE L'ESTAT ACTUAL  
Escala 1:150 (A3)

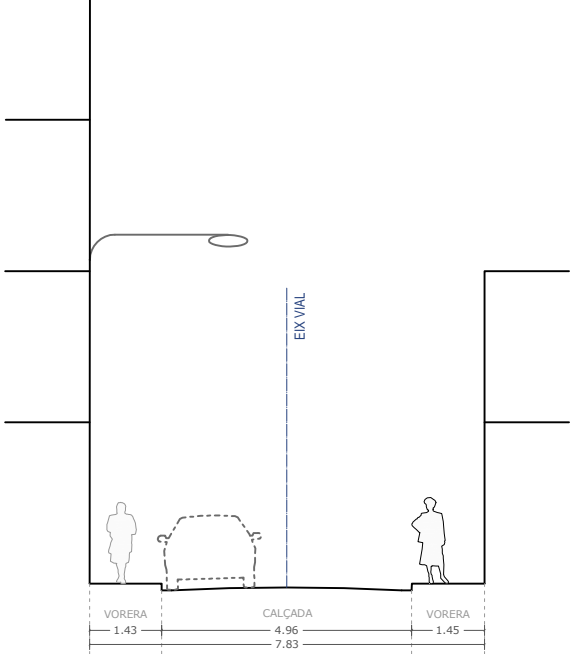

ST3



1. c. dels Tresols entre av. Diagonal i c. de Pau Claris



2. c. dels Tresols entre av. Diagonal i c. de Pau Claris



3. c. dels Tresols entre av. Diagonal i c. de Pau Claris



4. Cruïlla de c. dels Tresols amb c. de Pau Claris



5. Cruïlla de c. dels Treols amb c. de Pau Claris



6. c. dels Tresols entre c. de Pau Claris i c. de Montflorit



7. c. dels Tresols entre c. de Pau Claris i c. de Montflorit



8. Cruïlla de c. dels Tresols amb c. de Montflorit



9. c. dels Tresols entre c. de Montflorit i c. de les Colomeres




10. c. dels Tresols entre c. de Montflorit i c. de les Colomeres



11. Cruïlla de c. dels Tresols amb c. de les Colomeres



12. Cruïlla de c. de les Colomeres amb c. dels Tresols

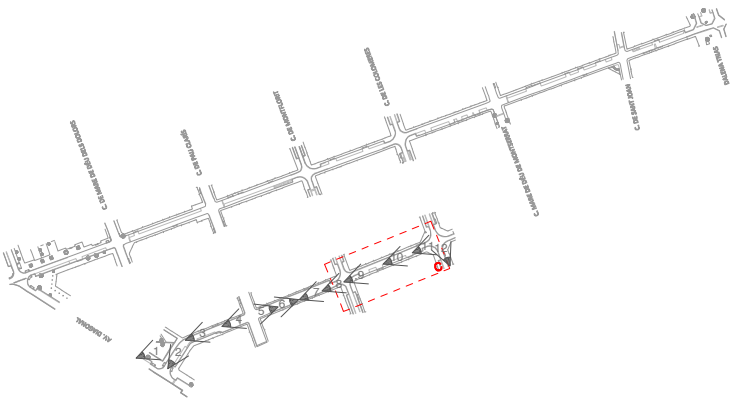

FOTOGRAFIES DE L'ESTAT ACTUAL



PLA DE  
SOSTENIBILITAT  
AMBIENTAL

Francesc Puig E.

DIRECCIÓ DE  
PROJECTE

labaula arquitectes scclp

EQUIP

Mariana Echeverría  
Esteve Solà i Saura  
Sergi González  
Bernat Herández

ESITEC ENERGIA SL - Enginyers  
Rafel Cosín Pujol - Arquitecte tècnic  
Mirla landscape architects studio - Paisatge  
IOK Cooperativa d'arquitectura sensata i  
tecnologia BIM

exp.

902717/2022

PROJ. EXECUTIU

PROJECTE I DIRECCIÓ DE LES OBRES PER  
L'ARRENJAMENT I TRANSFORMACIÓ DEL CARRER SANTA  
TERESA I UN TRAM DEL CARRER DELS TRESOLS  
GAVÀ

SITUACIÓ GENERAL I DE CONJUNT  
C. DELS TRESOLS

AIXECAMENT TOPOGRÀFIC. PREXISTÈNCIES


esc. A3: 1/250




SG 06.2

JULIOL 2024 3/3




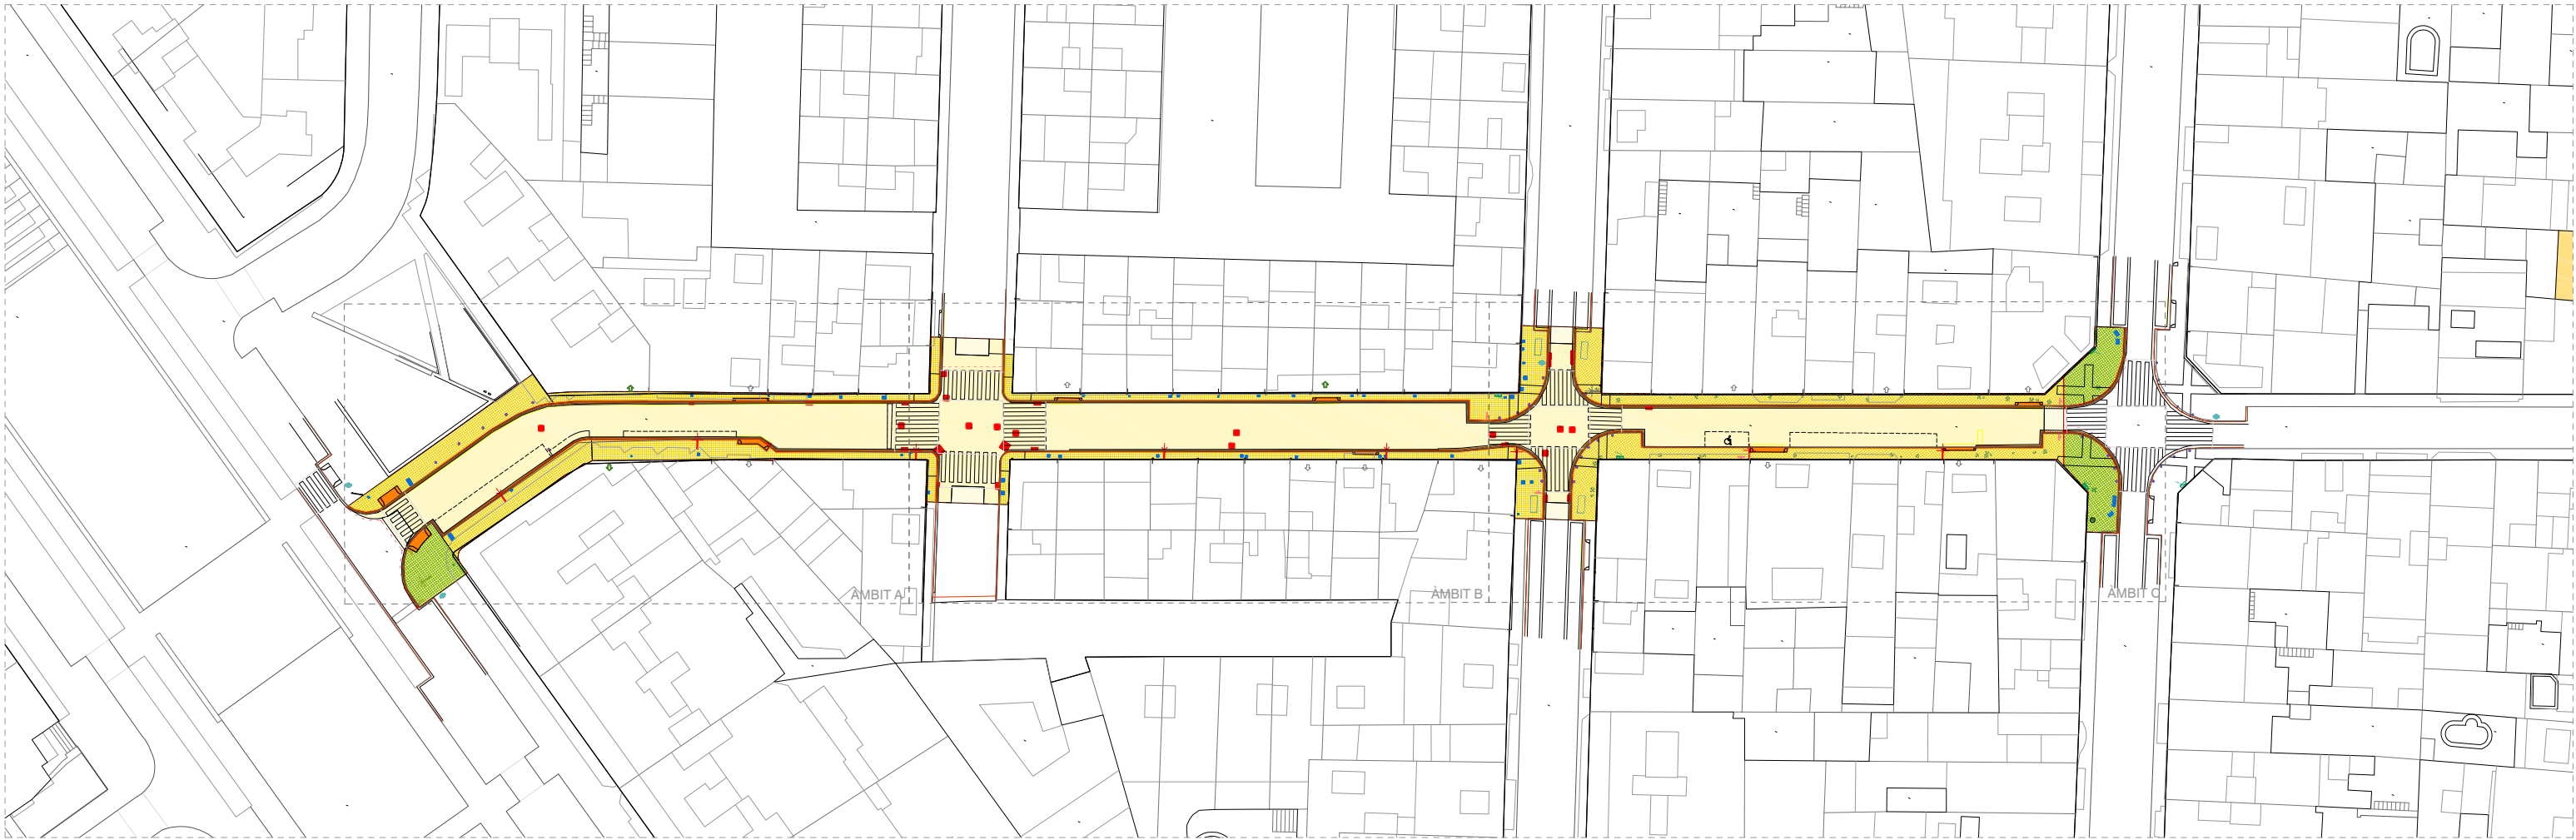



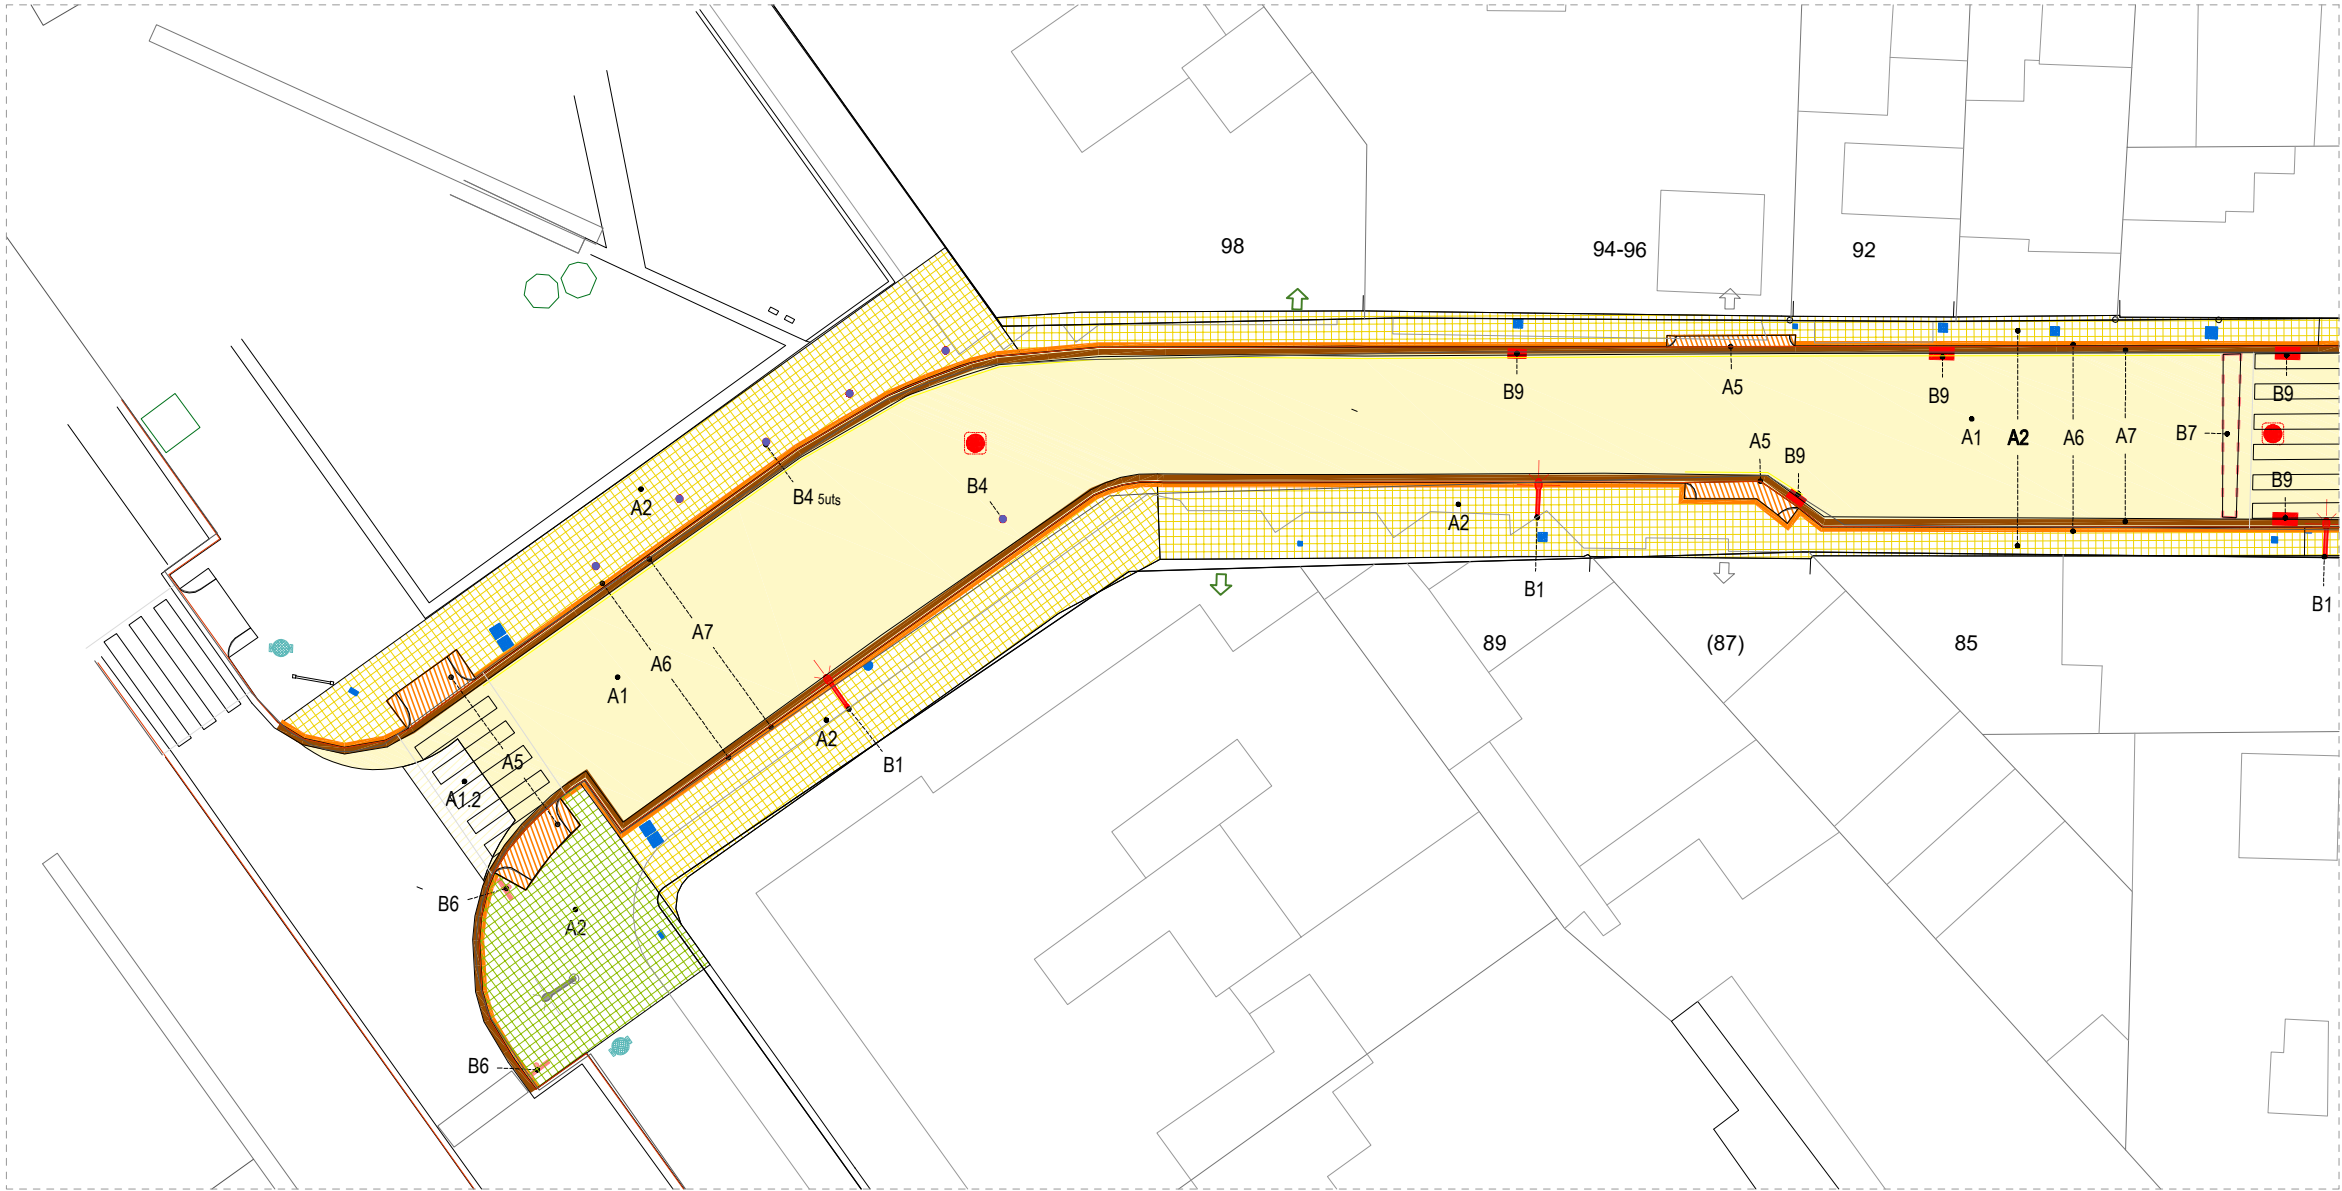

PLANTA ÀMBIT A

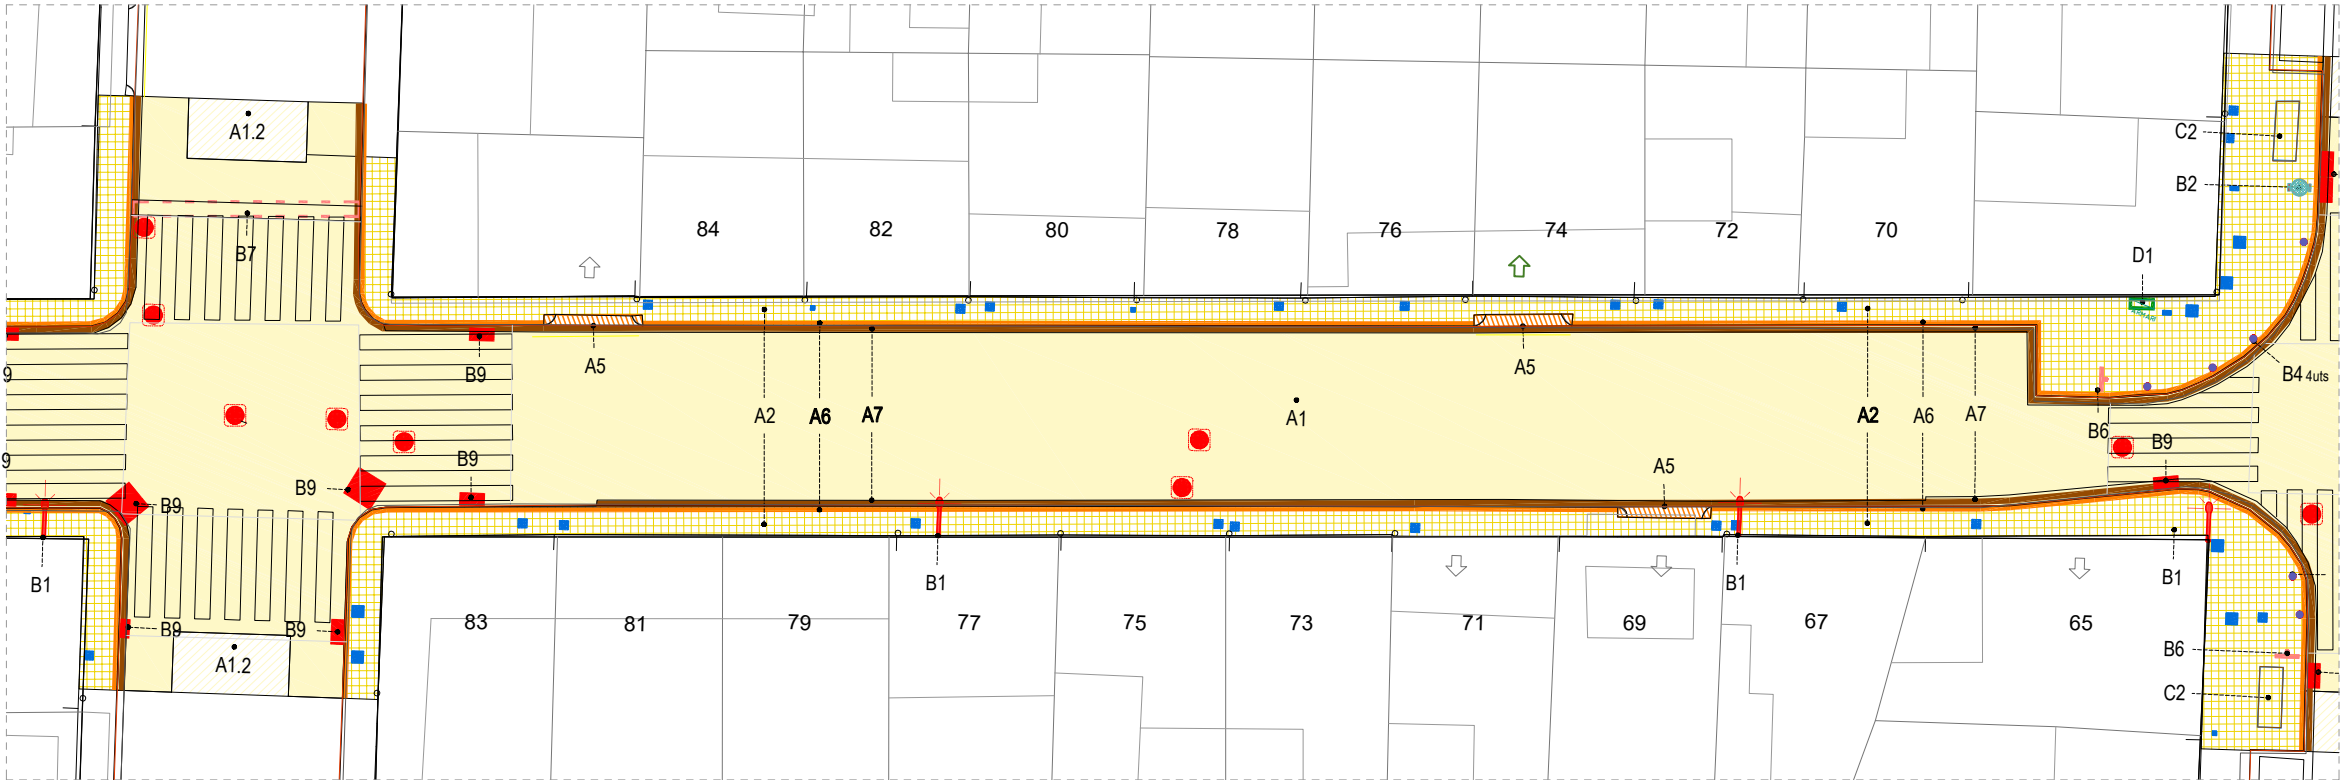

PLANTA ÀMBIT B

LLEGGENDA D' ENDERROCS I RETIRADES

ENDERROCS

- A1 PAVIMENT ASFÀLTIC CALÇADA, BASE I SUBBASE
- A1.2 FRESAT I REPOSICIÓ CAPA DE RODADURA
- A2 PAVIMENT DE PANOT, BASE I SUBBASE
- A2 PAVIMENT DE PANOT
- A3 PAVIMENT DE 40x50, BASE I SUBBASE
- A4 PAVIMENT DE FORMIGÓ CONTINU, BASE I SUBBASE
- A5 GUAL
- A6 VORADA GRANÍTICA
- A7 RIGOLA

ELEMENTS RETIRATS


- B1 FANAL (FAÇANA)
- B1.2 FANAL (PEU)
- B2 PAPERERA
- B3 REGISTRE (Pou clavegueram)
- B4 PILONA
- B5 POST ELÈCTRIC
- B6 SENYALS DE TRÀNSIT (amb bàcul)
- B7 LIMITADOR DE VELOCITAT
- B8 ESCOCELL
- B9 REIXA DE RECOLLIDA D'AIGUES
- B10 ARBRE. ELIMINAR
- B11 ARBRE. REPLANTAR

ELEMENTS RETIRATS I RECOL·LOCATS

- C1 CONTENIDORS. Reubicació
- C2 BANC DE FORMIGÓ. Reubicació
- C3 BANC O CADIRA. Reubicació fora de l'Àmbit
- C3 REGISTRES I TAPES. Adaptació a nova rasant


ELEMENTS PROTEGITS DURANT L'OBRA

- D1 QUADRE D'INTAL·LACIONS
- D2 PROTECCIÓ ARBRE

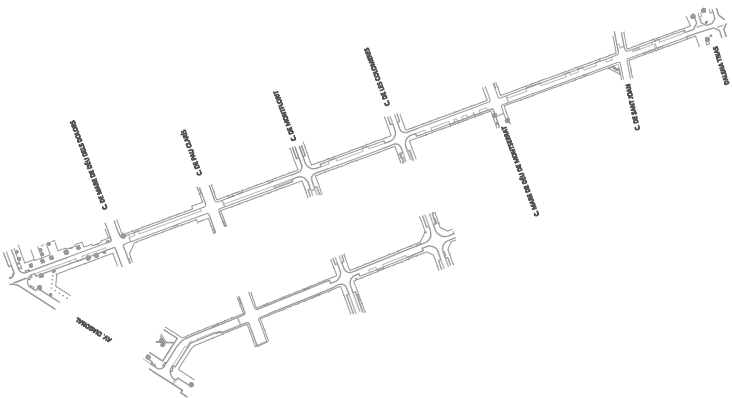

ÀMBIT D'ACTUACIÓ



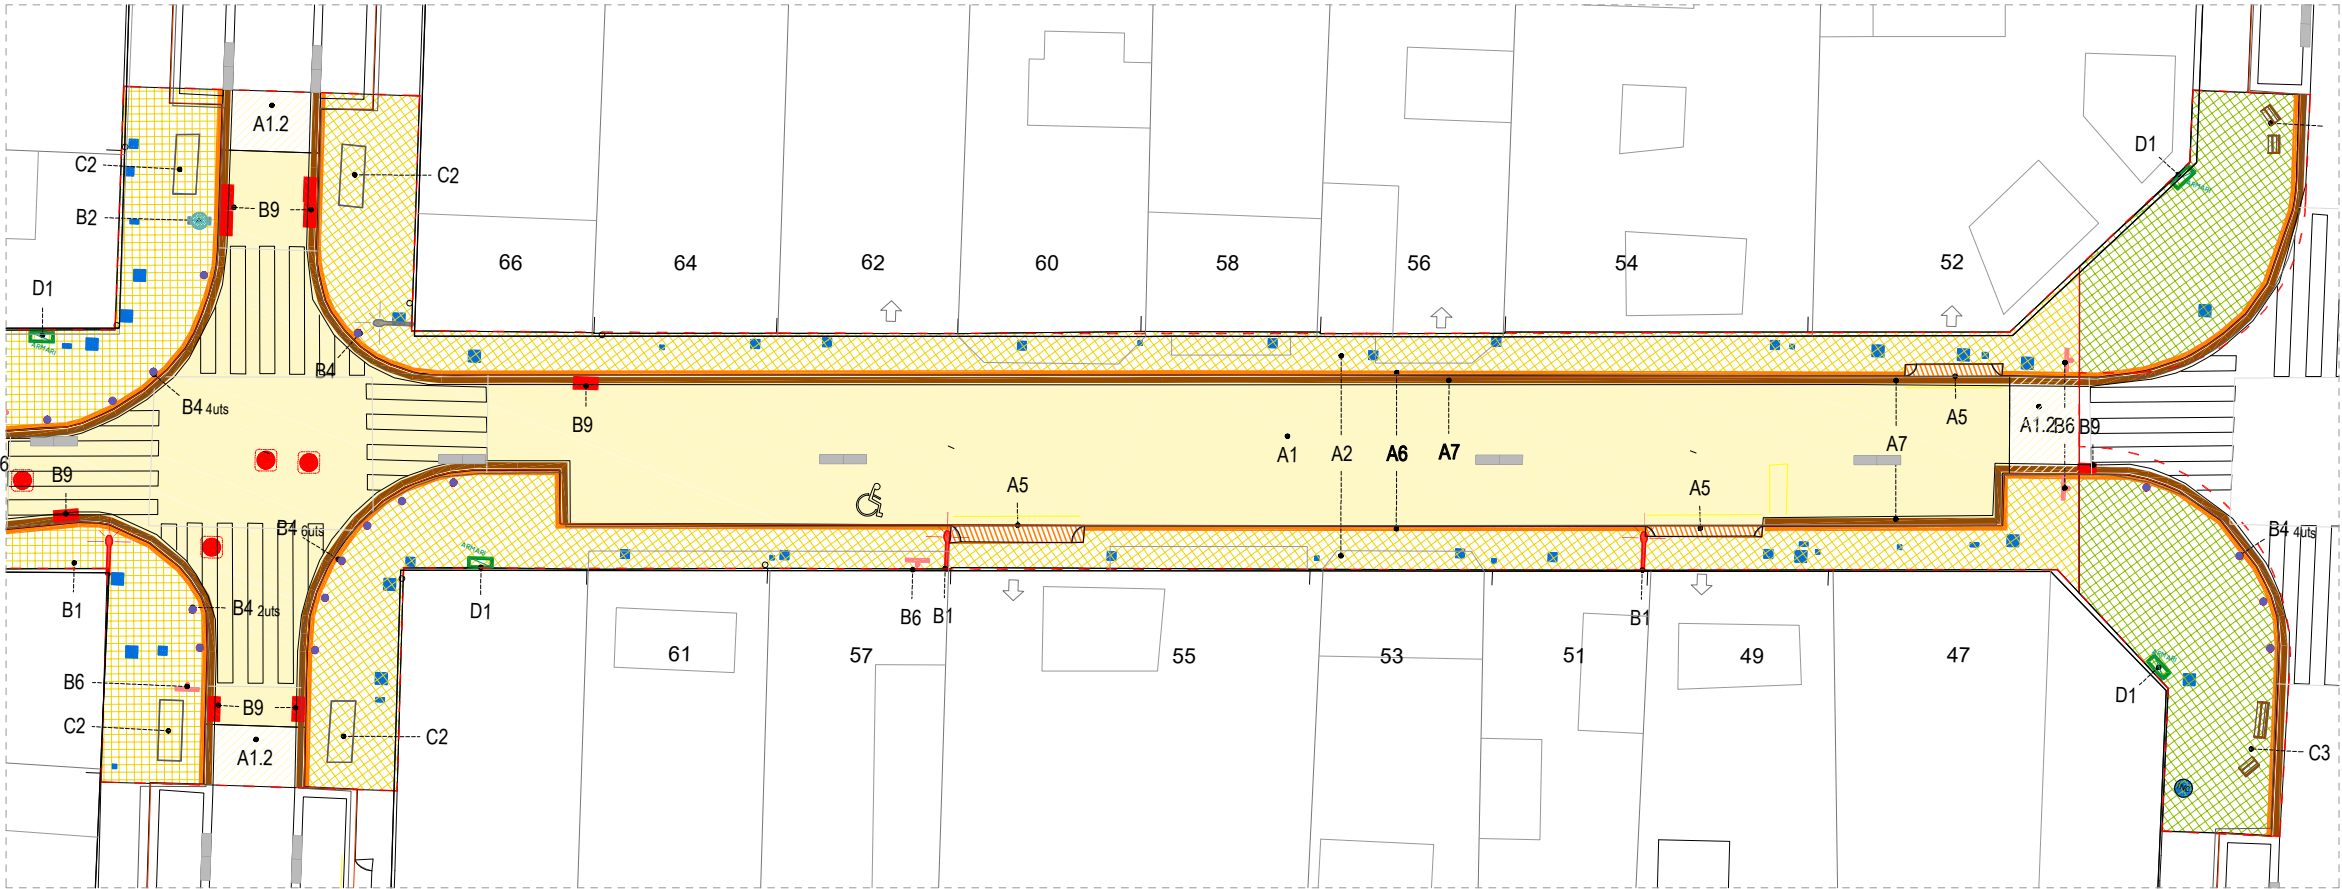

PLANTA ÀMBIT C

LLEGGENDA D' ENDERROCS I RETIRADES

ENDERROCS

- A1 PAVIMENT ASFÀLTIC CALÇADA, BASE I SUBASE
- A1.2 FRESAT I REPOSICIÓ CAPA DE RODADURA
- A2 PAVIMENT DE PANOT, BASE I SUBBASE
- A2 PAVIMENT DE PANOT
- A3 PAVIMENT DE 40x50, BASE I SUBBASE
- A4 PAVIMENT DE FORMIGÓ CONTINU, BASE I SUBBASE
- A5 GUAL
- A6 VORADA GRANÍTICA
- A7 RIGOLA

ELEMENTS RETIRATS


- B1 FANAL (FAÇANA)
- B1.2 FANAL (PEU)
- B2 PAPERERA
- B3 REGISTRE (Pou clavegueram)
- B4 PILONA
- B5 POST ELÈCTRIC
- B6 SENYALS DE TRÀNSIT (amb bàcul)
- B7 LIMITADOR DE VELOCITAT
- B8 ESCOCELL
- B9 REIXA DE RECOLLIDA D'AIGUES
- B10 ARBRE. ELIMINAR
- B11 ARBRE. REPLANTAR

ELEMENTS RETIRATS I RECOL·LOCATS

- C1 CONTENIDORS. Reubicació
- C2 BANC DE FORMIGÓ. Reubicació
- C3 BANC O CADIRA. Reubicació fora de l'Àmbit
- C3 REGISTRES I TAPES. Adaptació a nova rasant


ELEMENTS PROTEGITS DURANT L'OBRA

- D1 QUADRE D'INTAL·LACIONS
- D2 PROTECCIÓ ARBRE

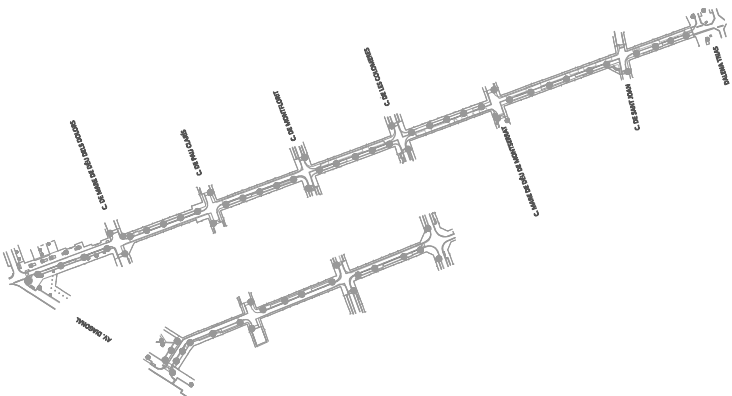

--- ÀMBIT D'ACTUACIÓ



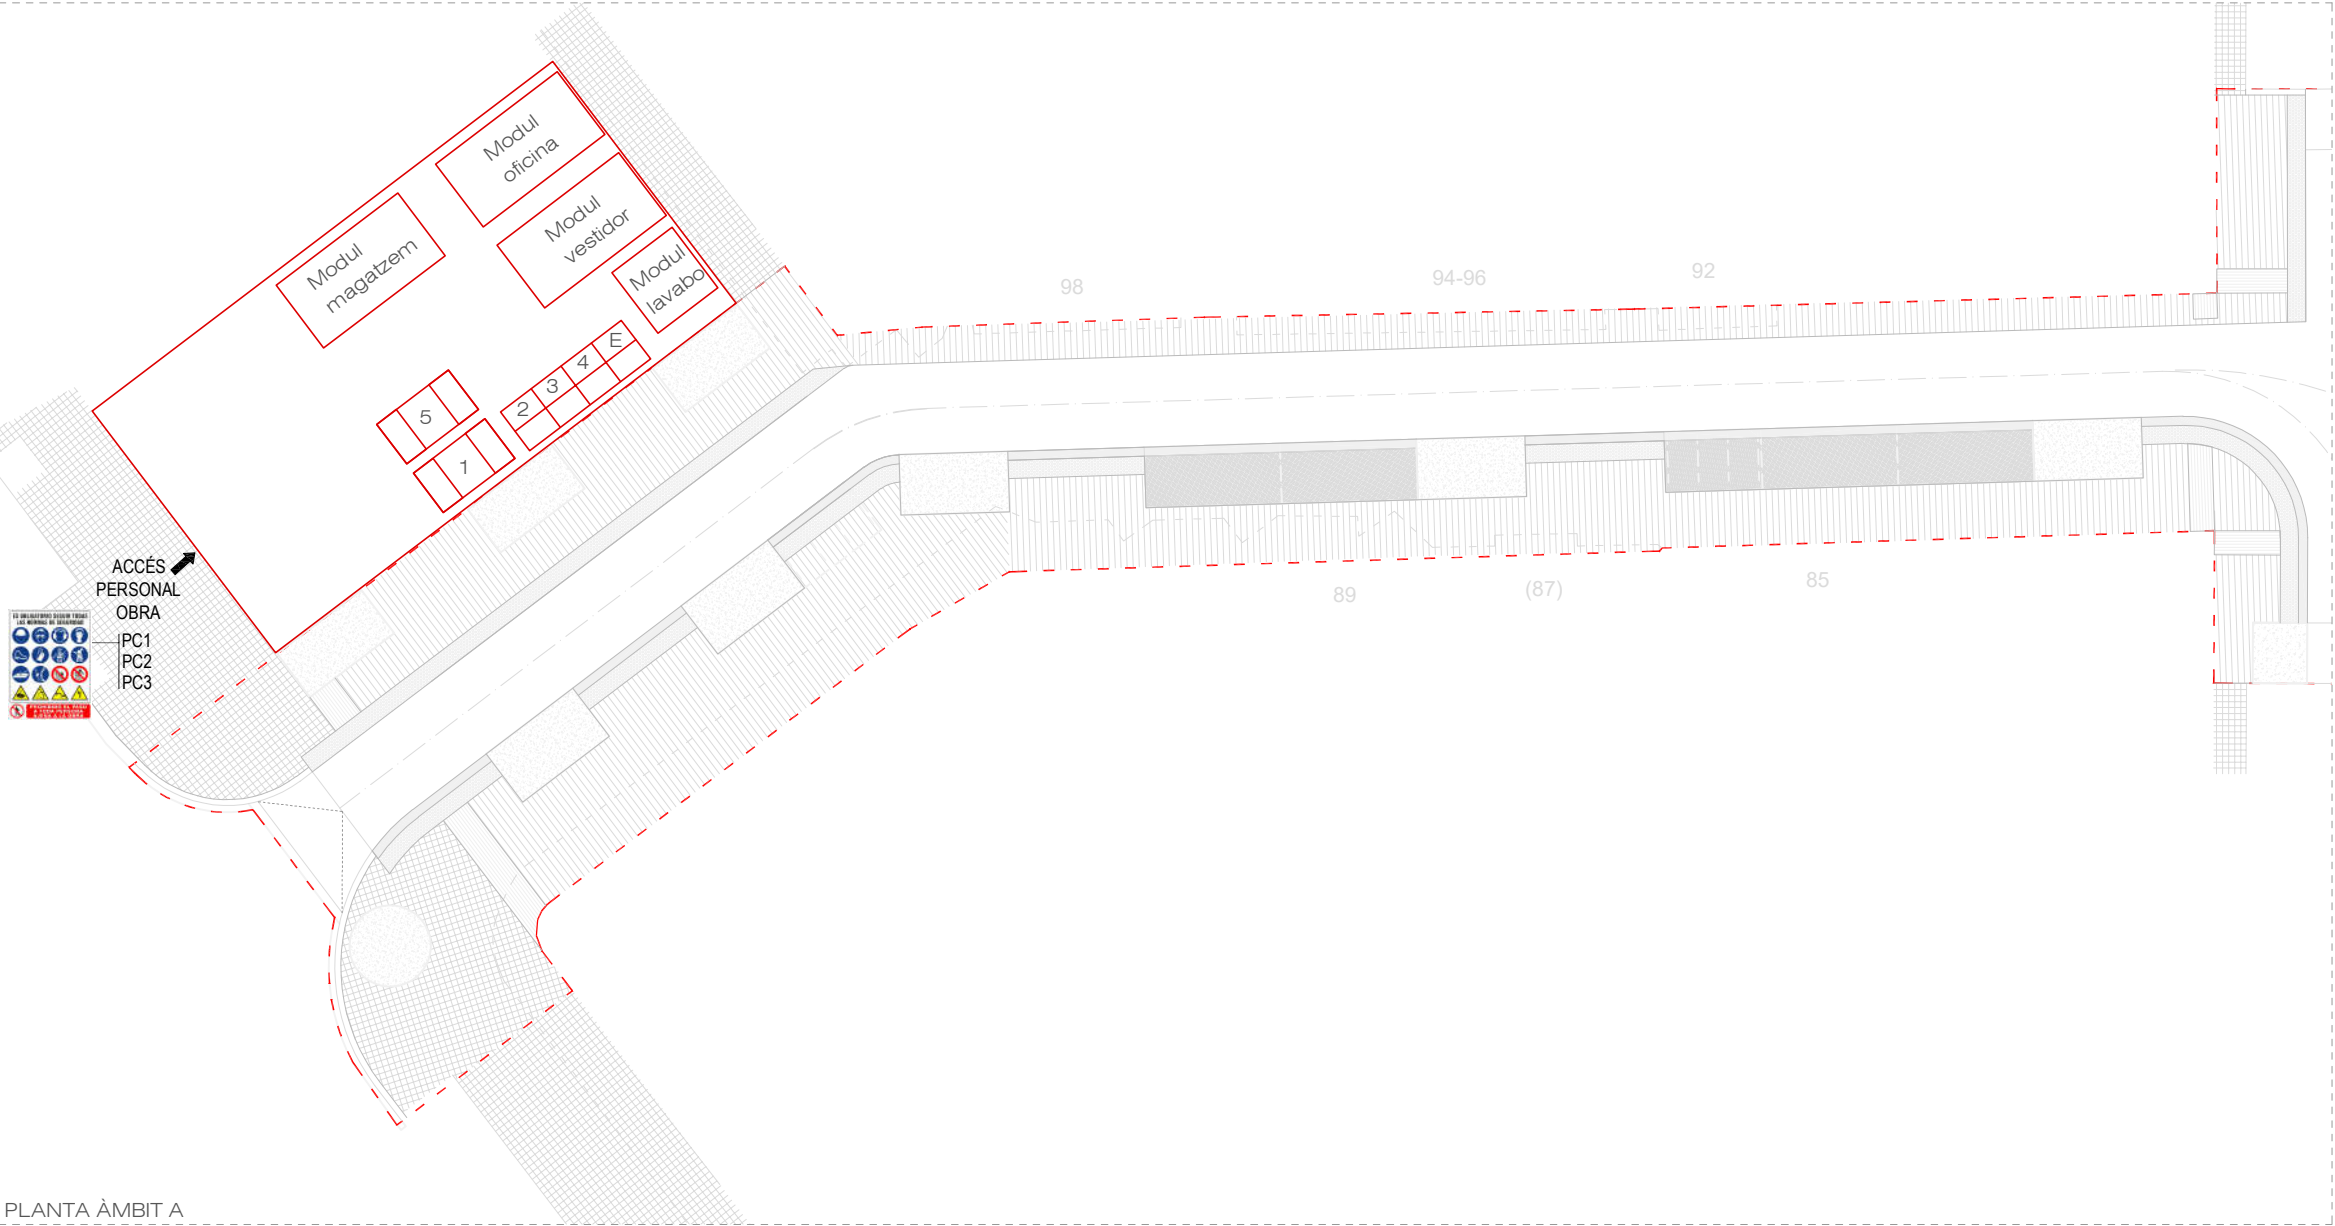

PLANTA ÀMBIT A


LLEGENDA GESTIÓ DE RESIDUS

E Contenedor de residus especials.

- 1 Contenedor de formigó.
- 2 Contenedor de fusta.
- 3 Contenedor de plàstics.
- 4 Contenedor de metalls.
- 5 Contenedor d'altres residus.

PROTECCIONS COL·LECTIVES


- PC1 Placa senyalització de risc
- PC2 Placa senyalització de prohibició
- PC3 Placa senyalització de seguretat

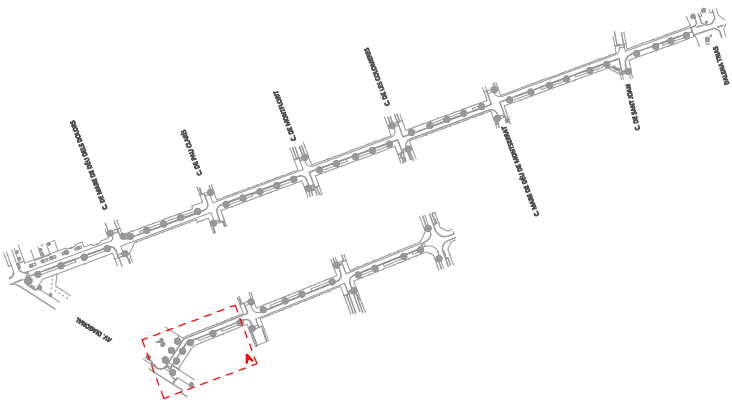








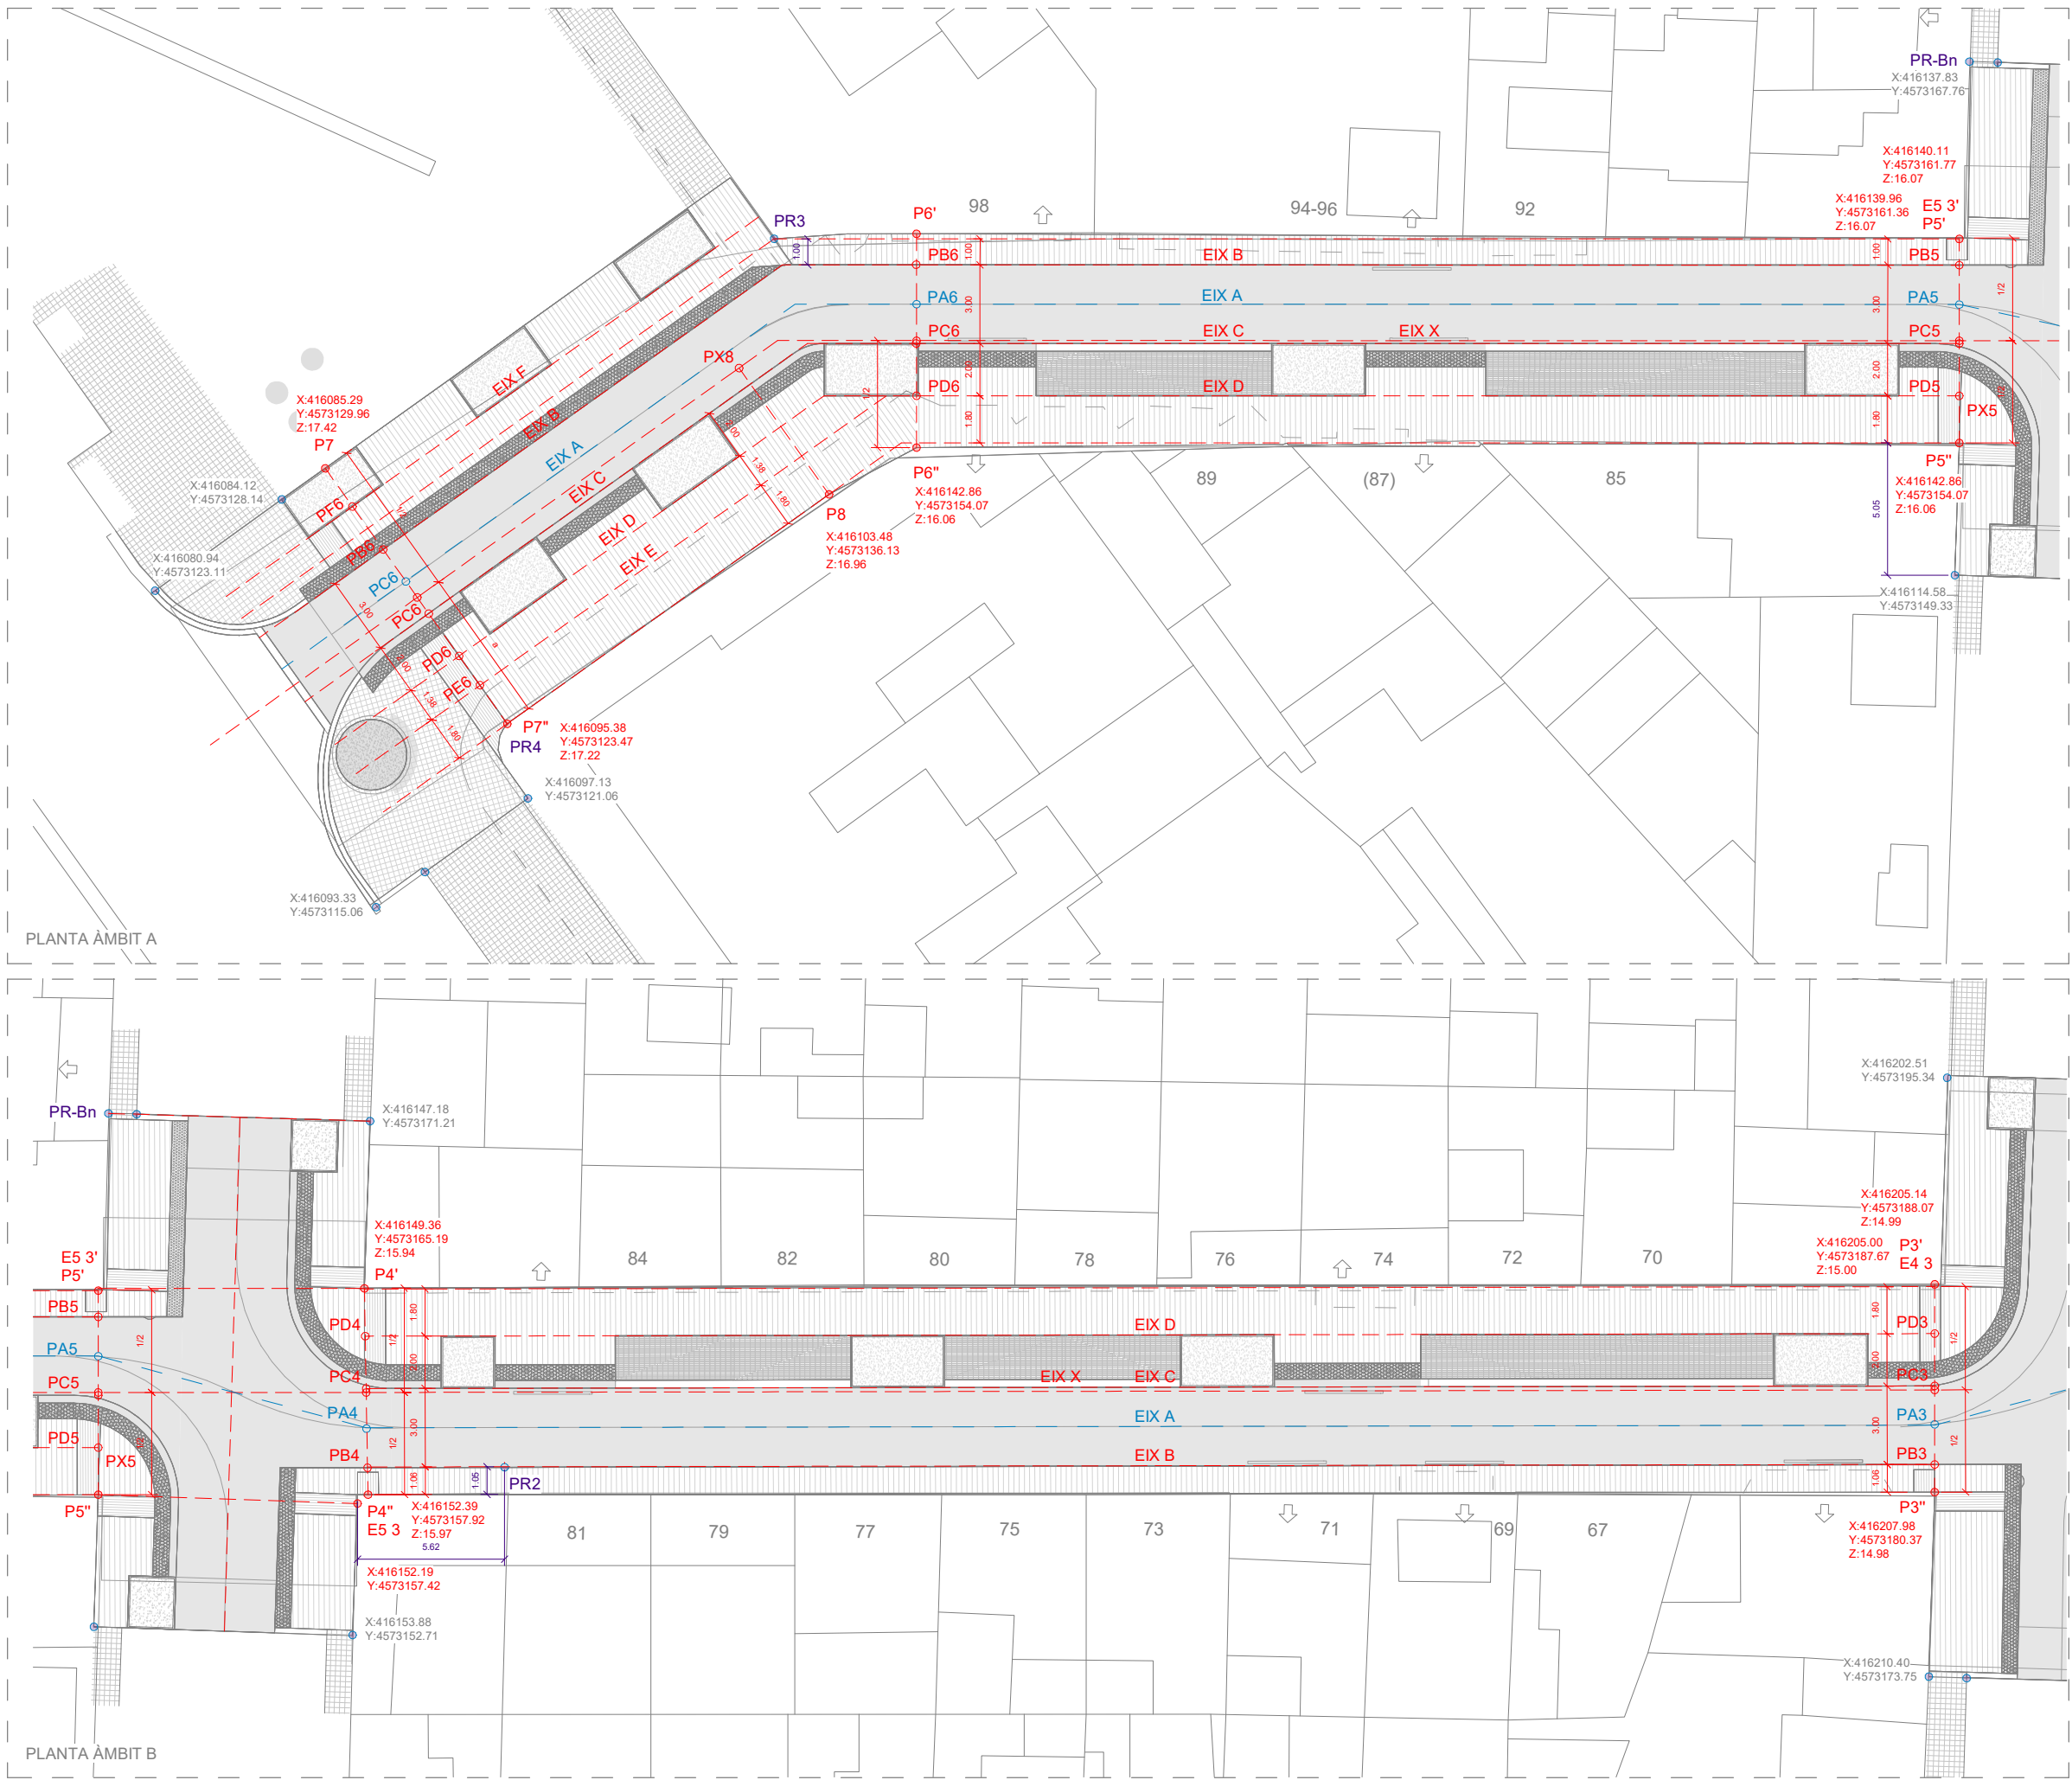

EIXOS DE REPLANTEIG


- EIX VIAL
- EIX DE REPLANTEIG
- COTES EIXOS REPLANTEIG
- PUNT DE REPLANTEIG
- COTES DE REFERÈNCIA
- EIX CARRER



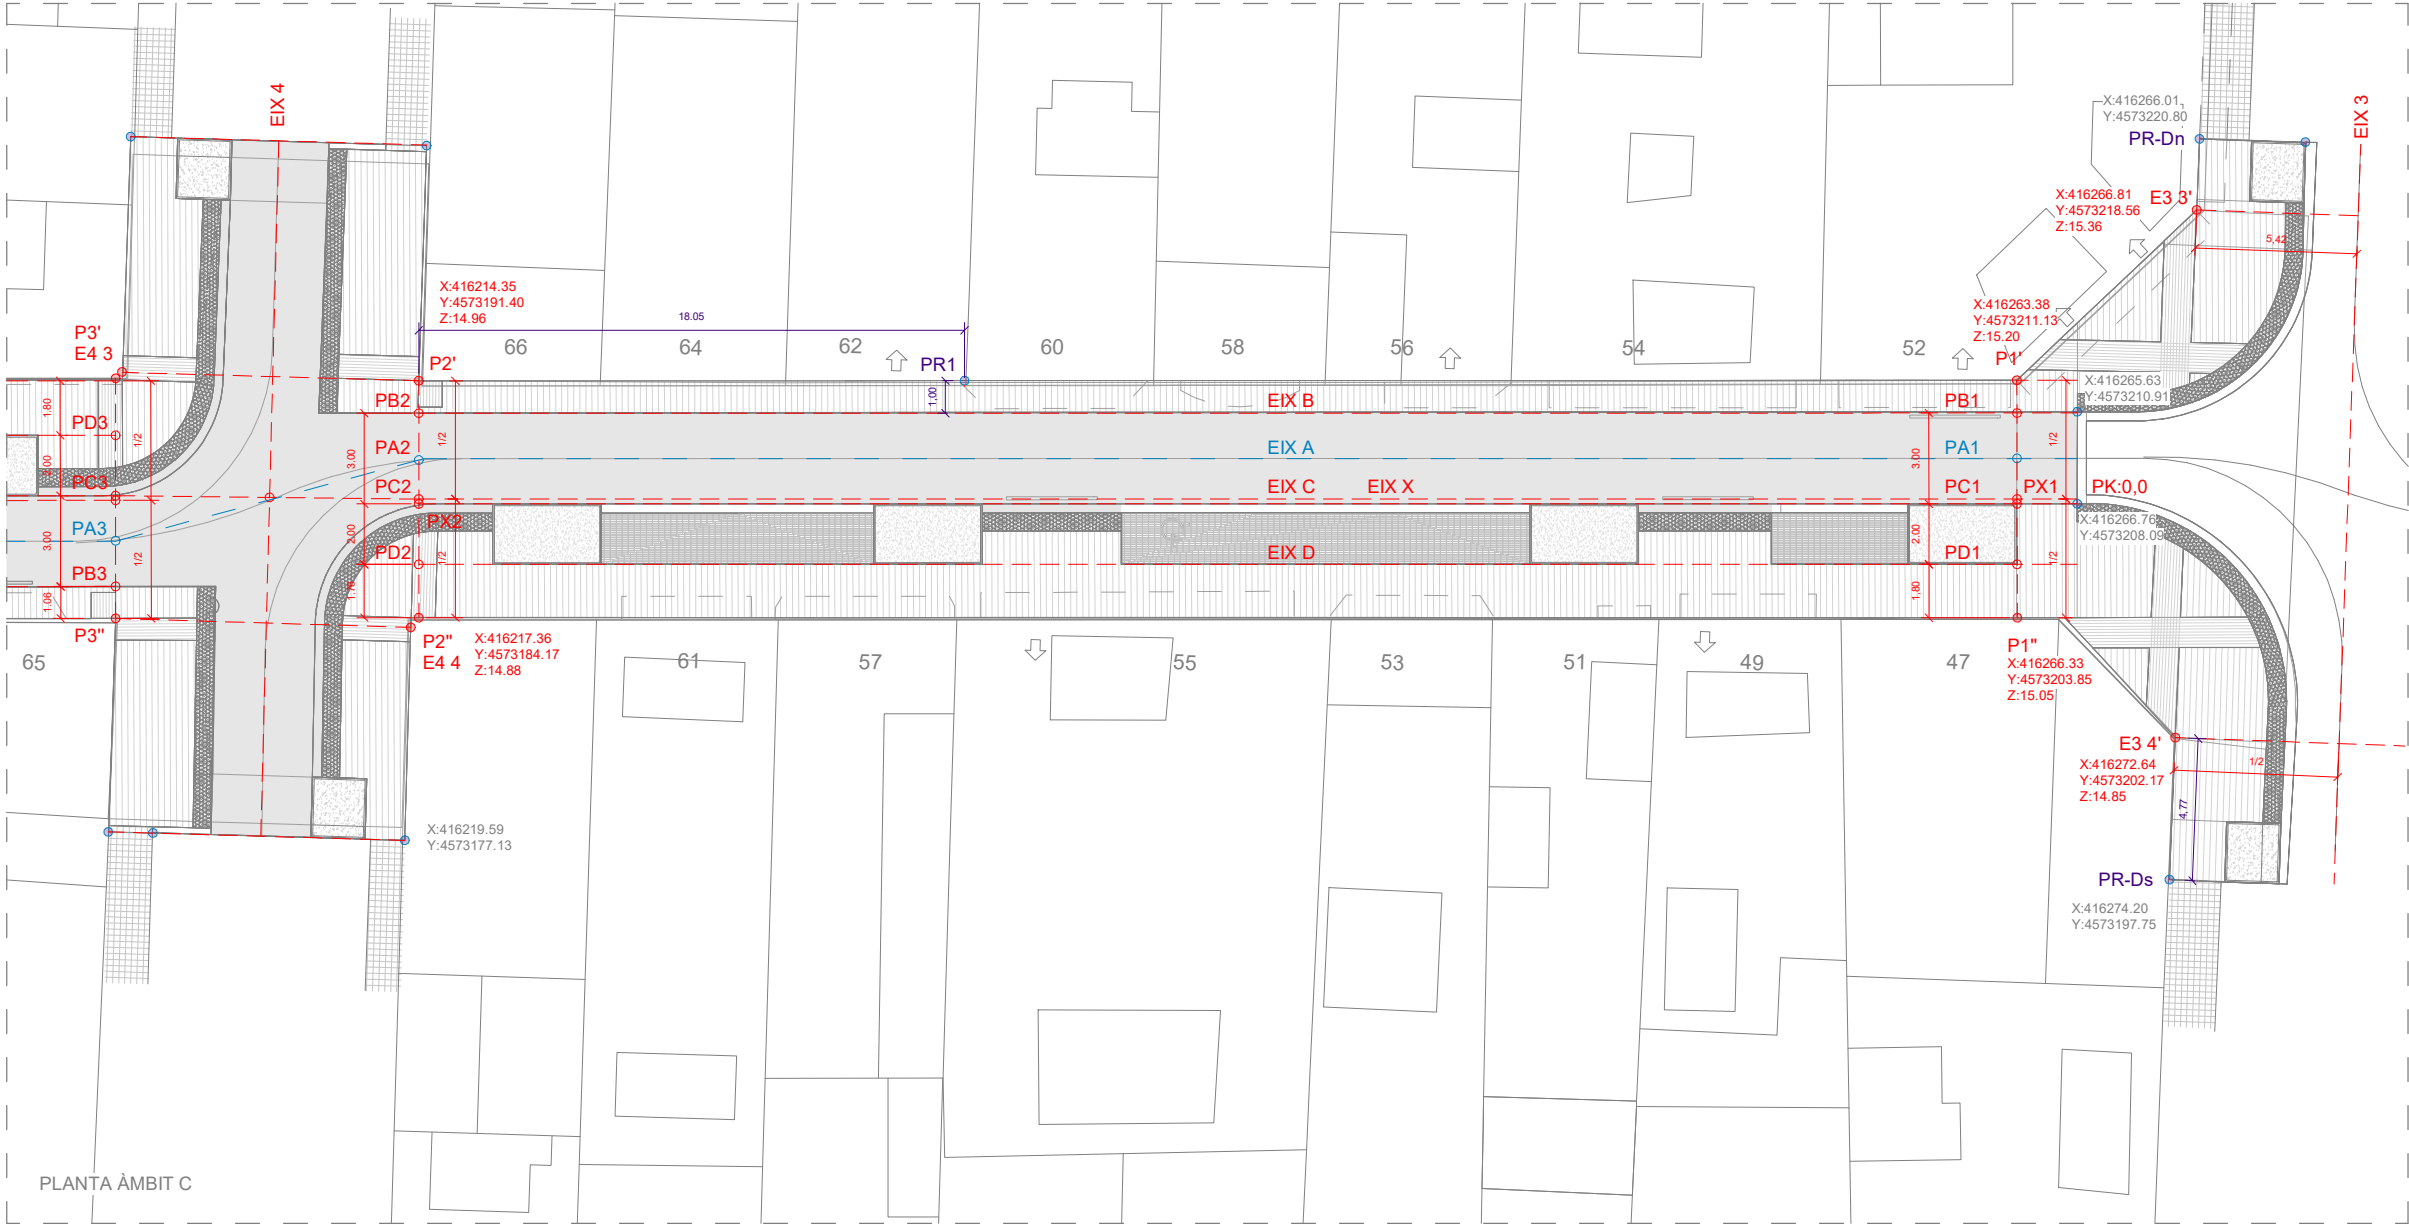


- EIXOS DE REPLANTEIG
- EIX VIAL
  - EIX DE REPLANTEIG
  - COTES EIXOS REPLANTEIG
  - PUNT DE REPLANTEIG
  - COTES DE REFERÈNCIA
  - EIX CARRER


PLANTA ÀMBIT C

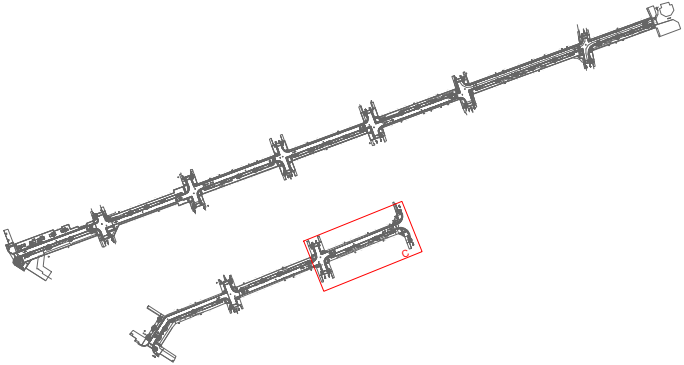



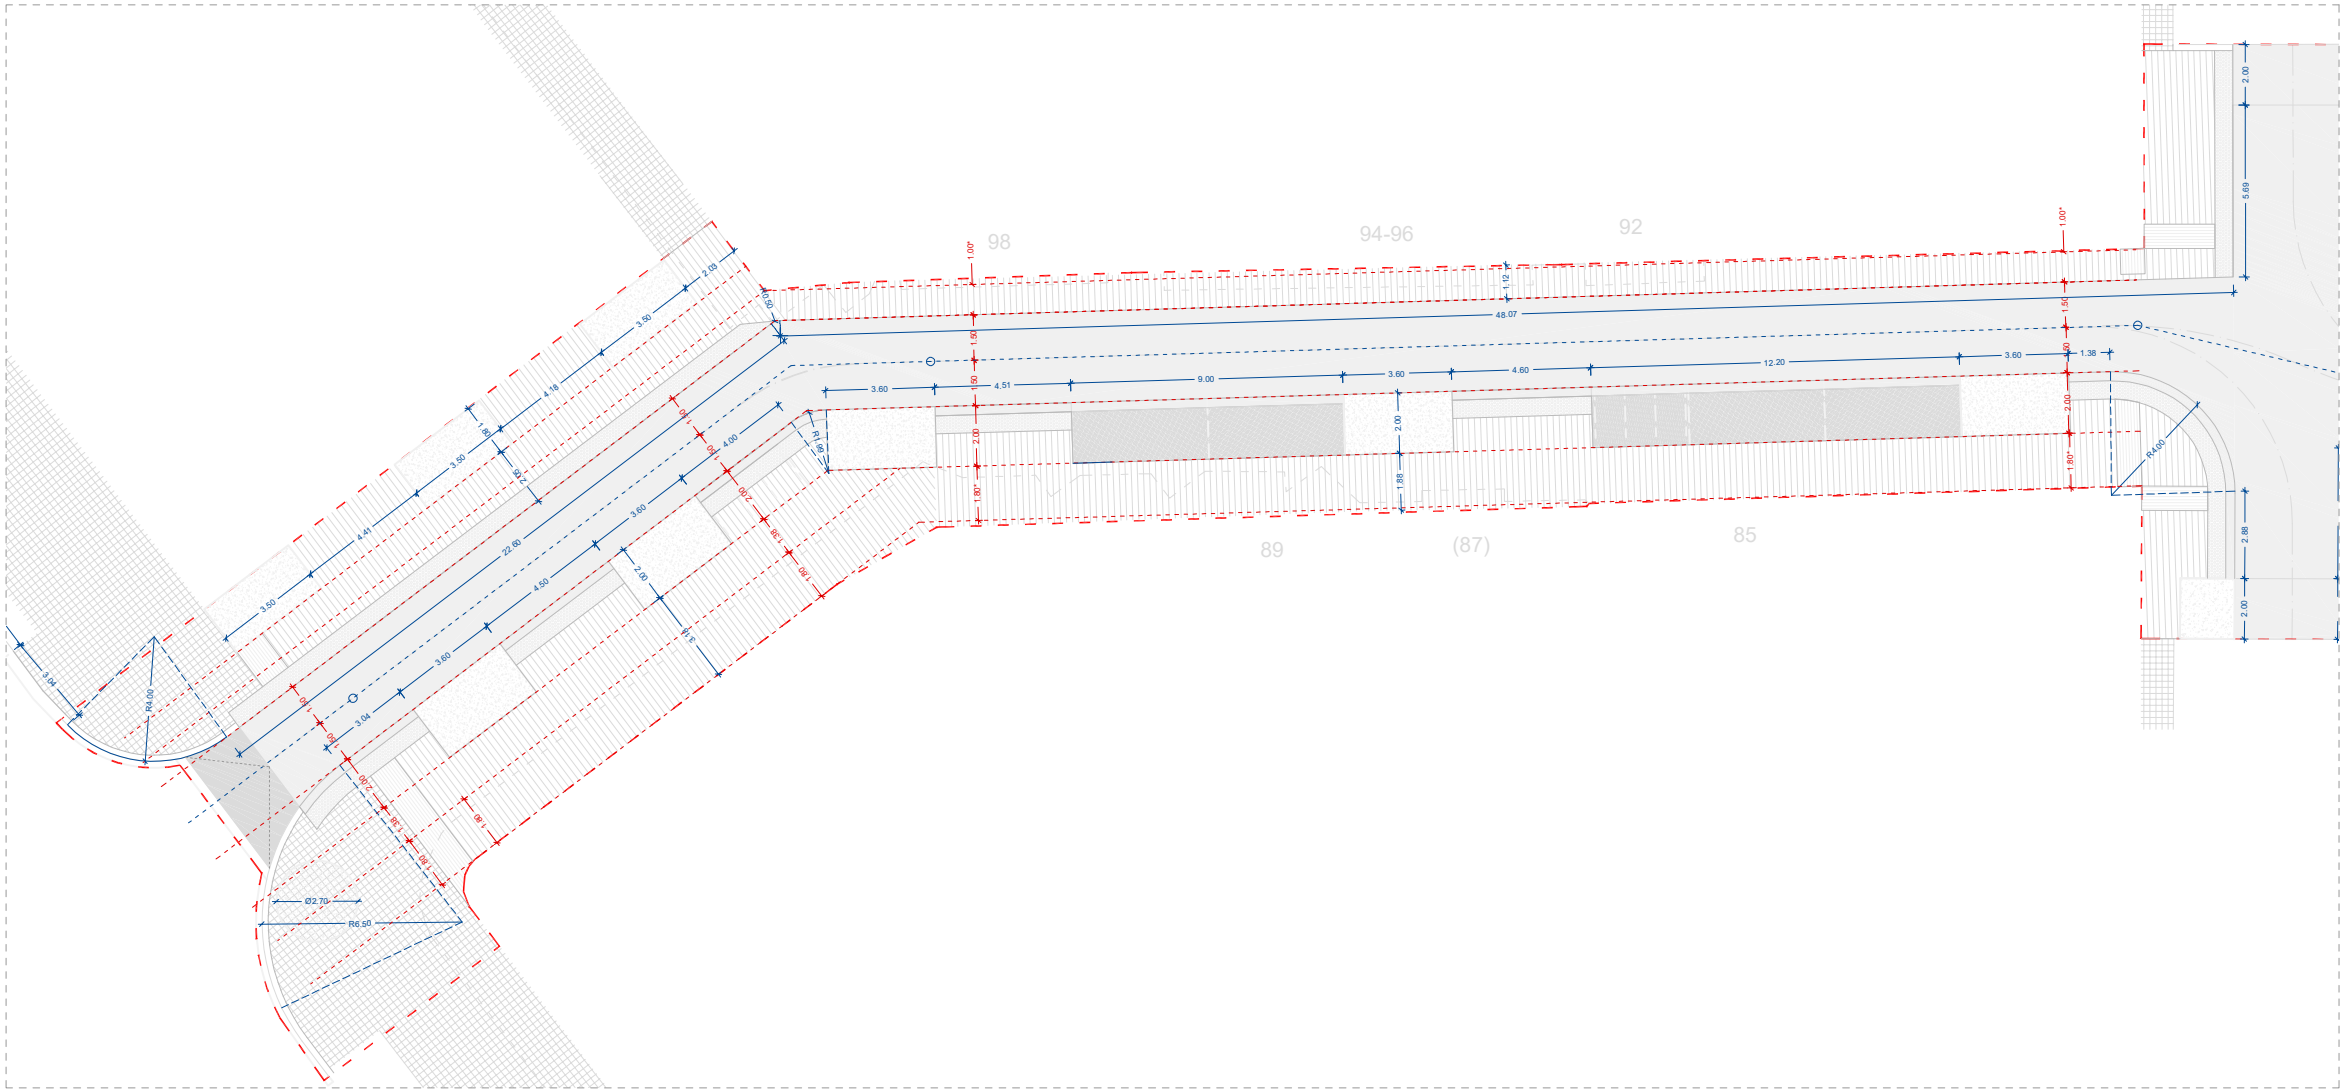


PLANTA ÀMBIT A

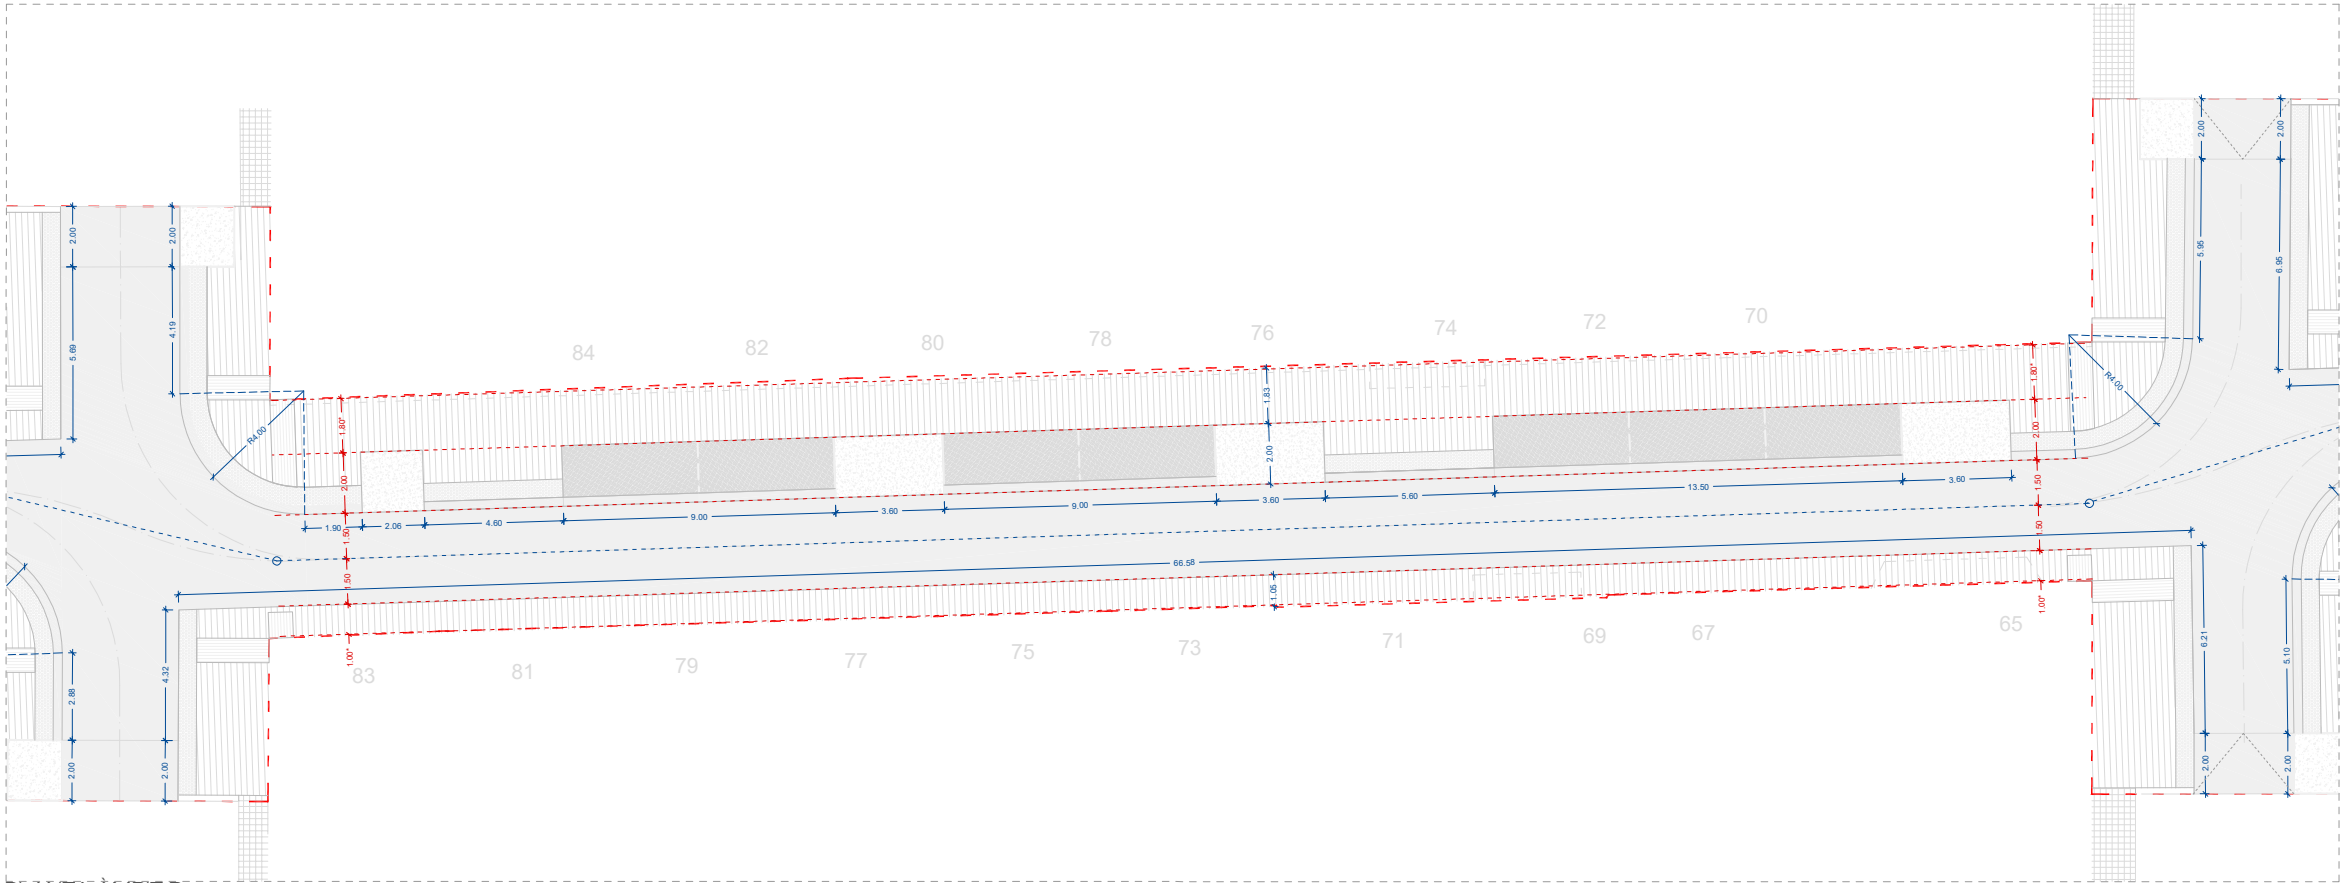

PLANTA ÀMBIT B

DEFINICIÓ GEOMÈTRICA

- EIX VIAL
- PUNTS DE REFERÈNCIA
- COTES DE DEF.GEOMÈTRICA (modulars)
- COTES DE DEF. GEOMÈTRICA (variables)

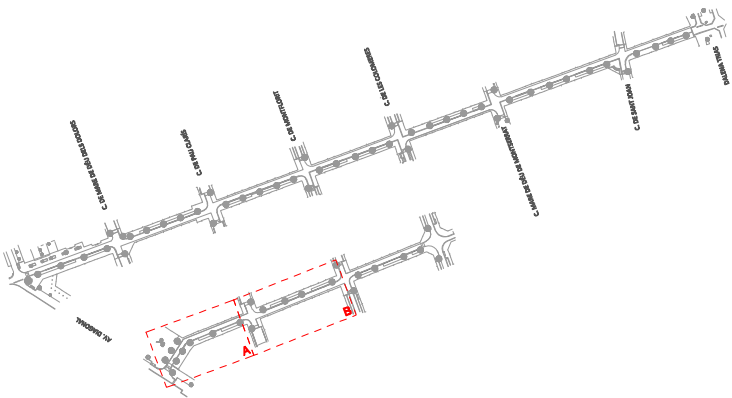

AMBIT D'ACTUACIÓ



PLA DE SOSTENIBILITAT AMBIENTAL

Francesc Puig E.

DIRECCIÓ DE PROJECTE

labaula arquitectes scclp

EQUIP

Mariana Echeverría  
Esteve Solà i Saura  
Sergi González  
Bernat Herández

ESITEC ENERGIA SL - Enginyers  
Rafel Cosín Pujol - Arquitecte tècnic  
Miria landscape architects studio - Paisatge  
IOK Cooperativa d'arquitectura sensata i tecnologia BIM

exp. 902717/2022

PROJ. EXECUTIU

PROJECTE I DIRECCIÓ DE LES OBRES PER L'ARRENJAMENT I TRANSFORMACIÓ DEL CARRER SANTA TERESA I UN TRAM DEL CARRER DELS TRESOLS  
GAVÀ

DEFINICIÓ GEOMÈTRICA  
C. DELS TRESOLS

PLANTA (ÀMBIT A I B)




esc. A3: 1/250

DG 01.2

JULIOL 2024 1/2




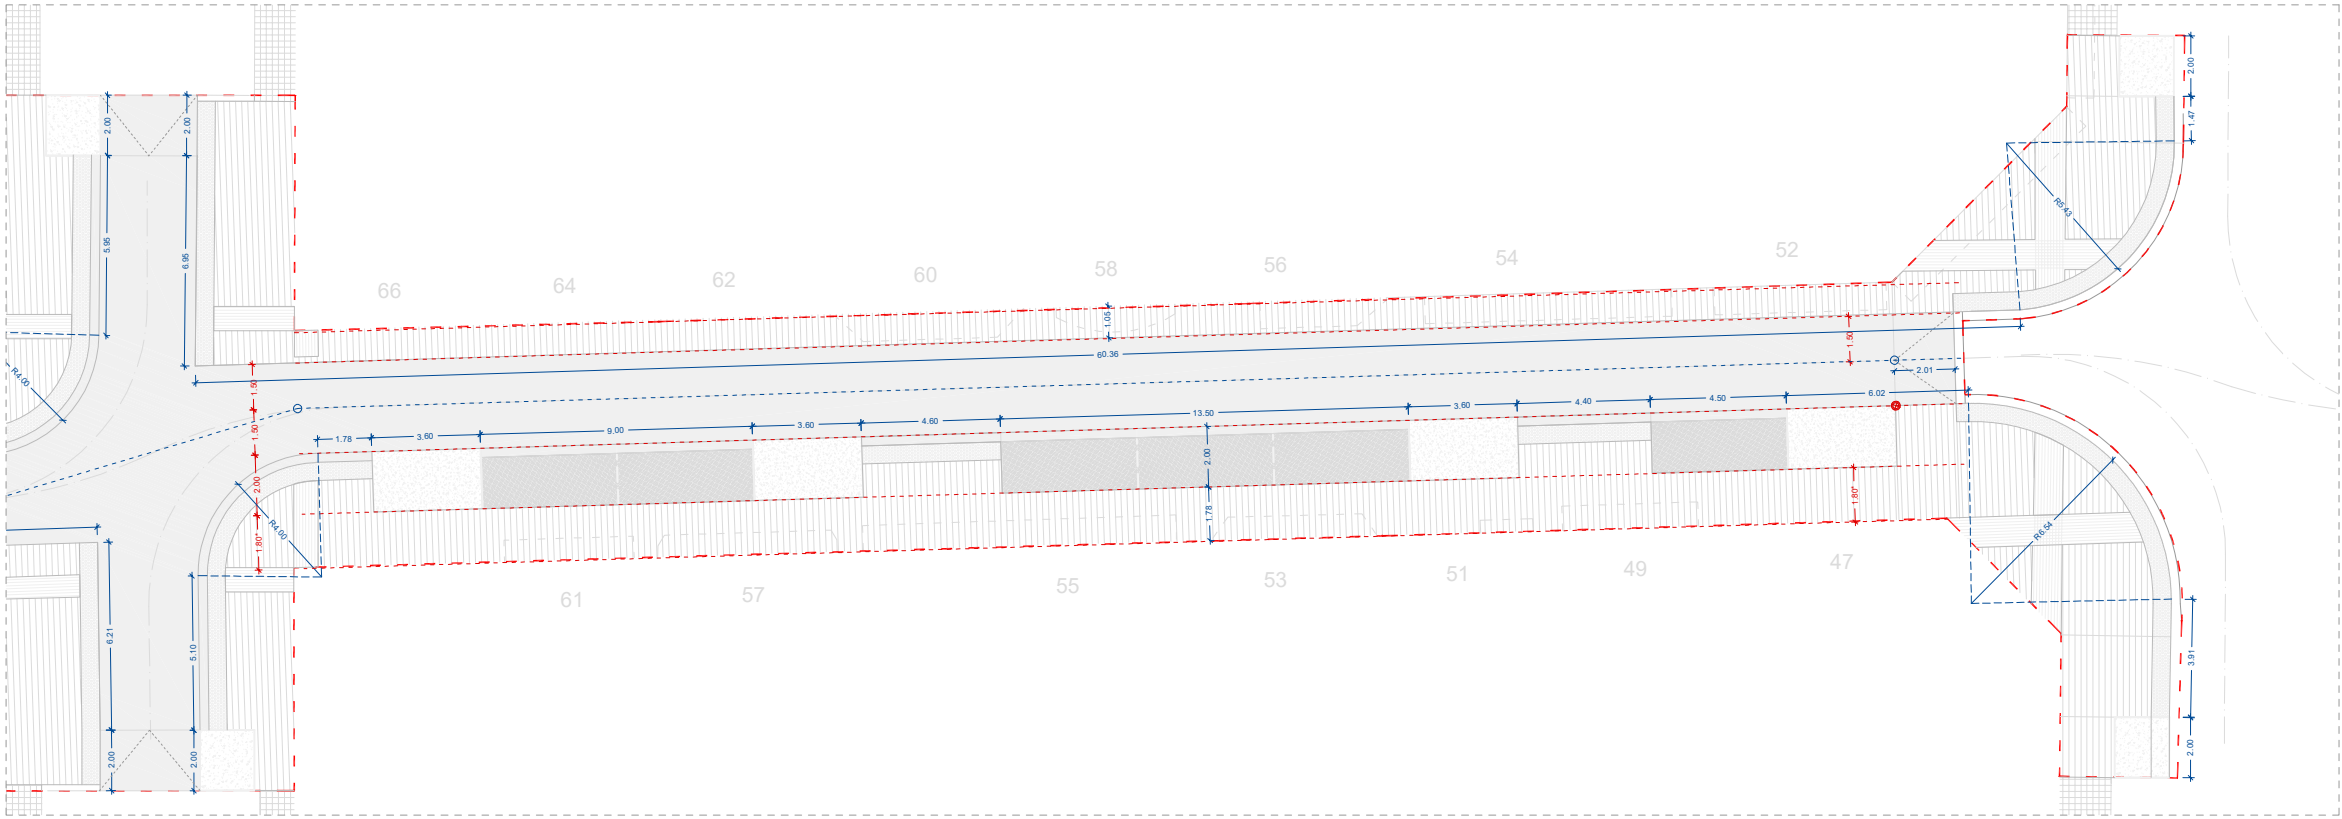

PLANTA ÀMBIT C

DEFINICIÓ GEOMÈTRICA

- EIX VIAL
- PUNTS DE REFERÈNCIA
- COTES DE DEF. GEOMÈTRICA (modulars)
- COTES DE DEF. GEOMÈTRICA (variables)

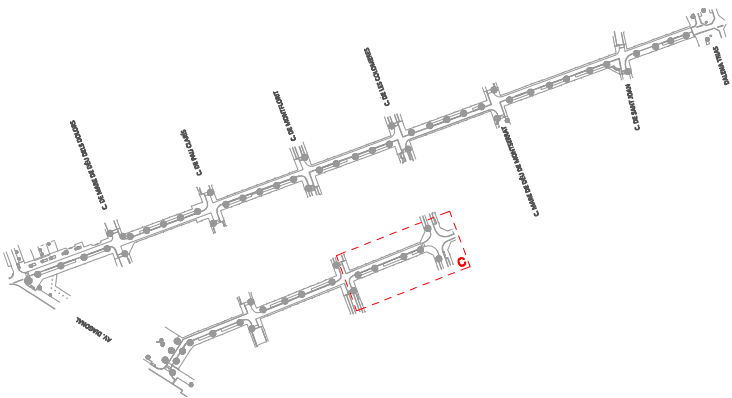


AMBIT D'ACTUACIÓ




ALTIMETRIA


- .00.00 COTES D'ESTAT ACTUAL - (indicatives)
- .00.00 COTES DE MARXAPEUS - (es mantenen)
- 00.00 COTES PRINCIPALS. Cotes per a la definició geomètrica
- 00.00 COTES SECUNDÀRIES. Cotes rasant (es mantenen o adapten)
- <0.0% PENDENT LONGITUDINAL (Pendent sobre aiguafons )
- <0.0% PENDENT TRANSVERSAL.
- 00.00\* COTES LÍMIT DE PROJECTE. Cal adaptar-se a la cota existent

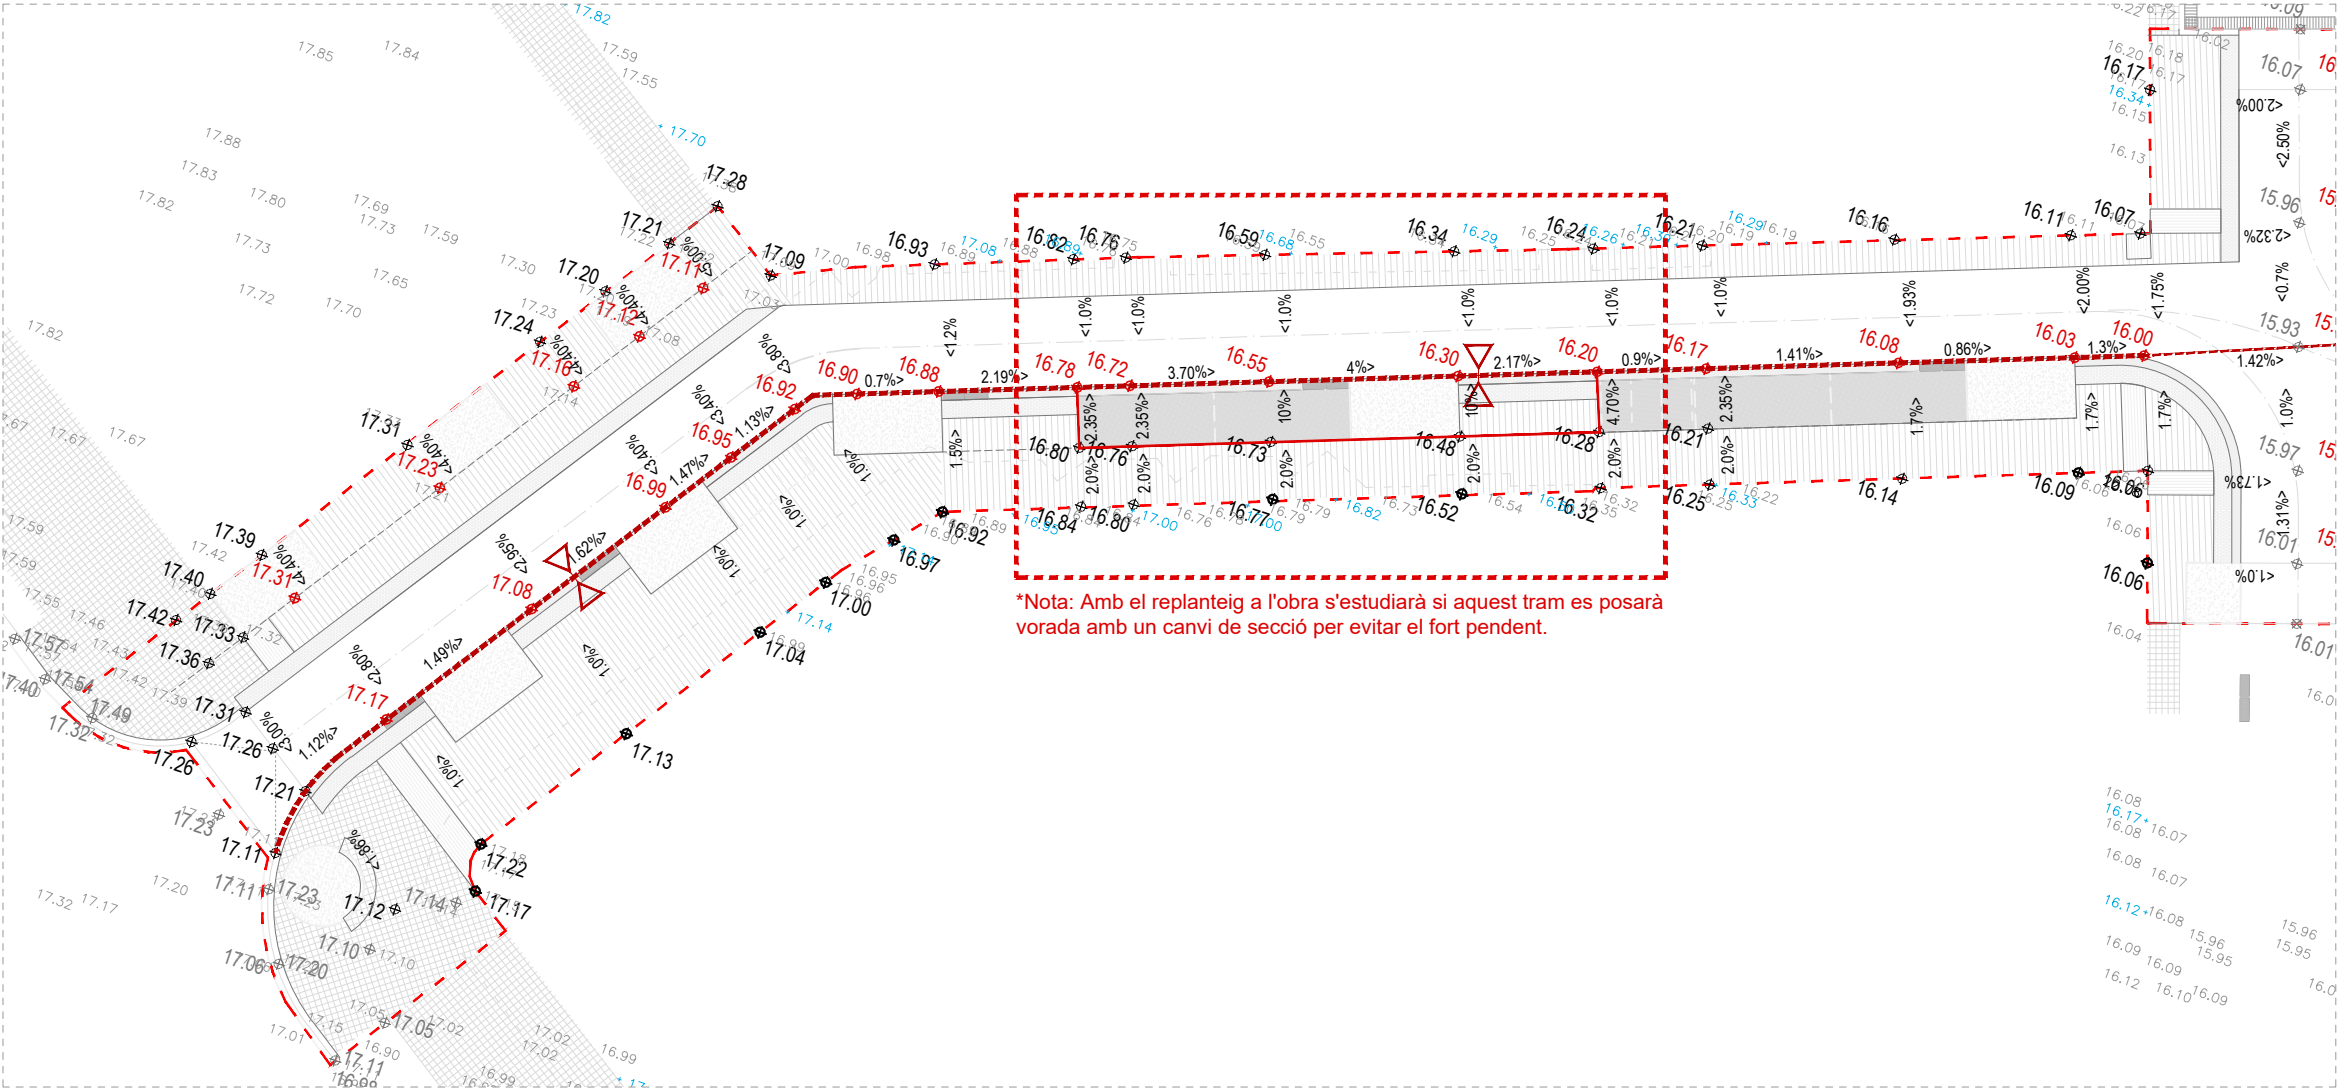

PLANTA ÀMBIT A

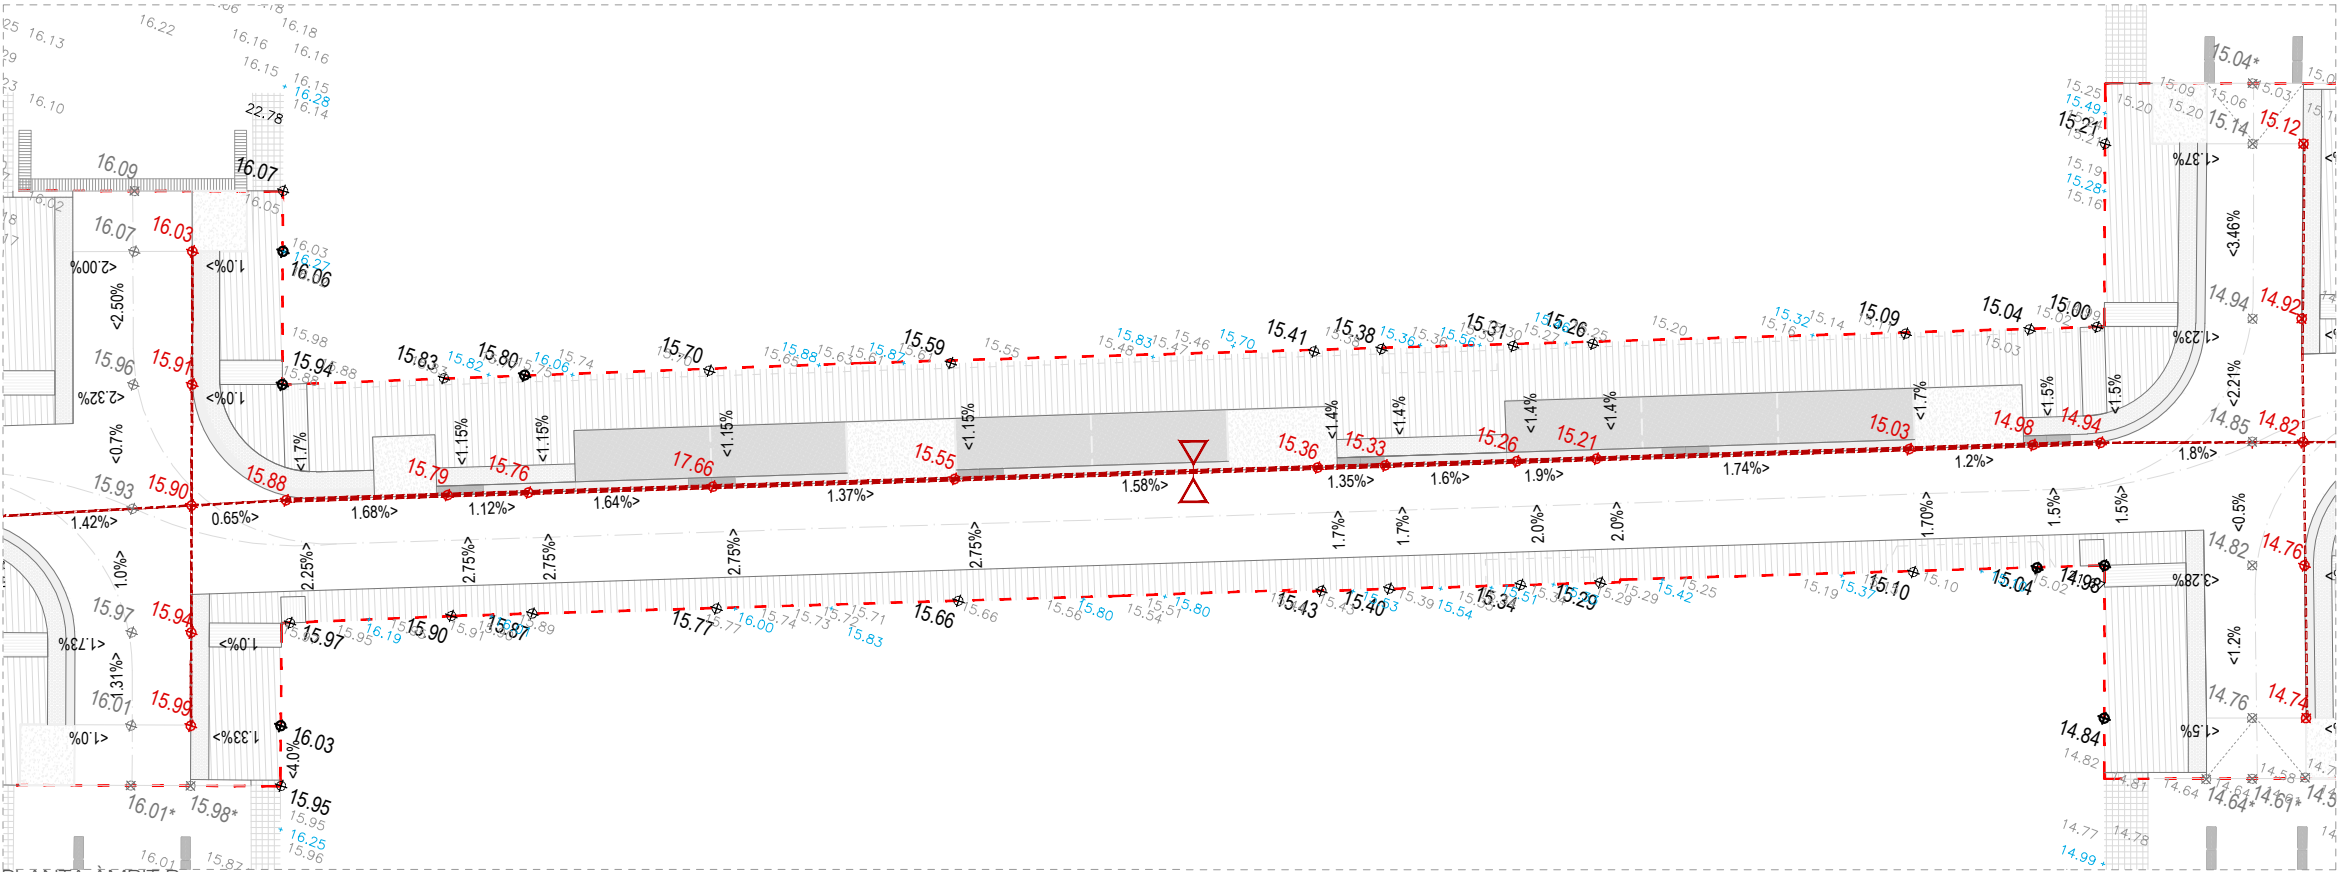


PLANTA ÀMBIT B

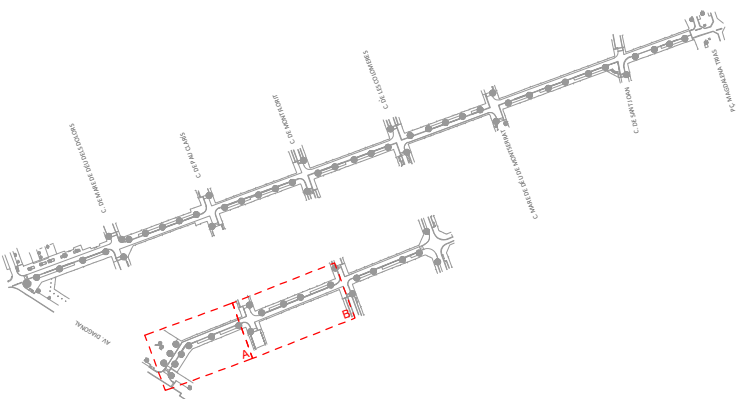


ÀMBIT D'ACTUACIÓ



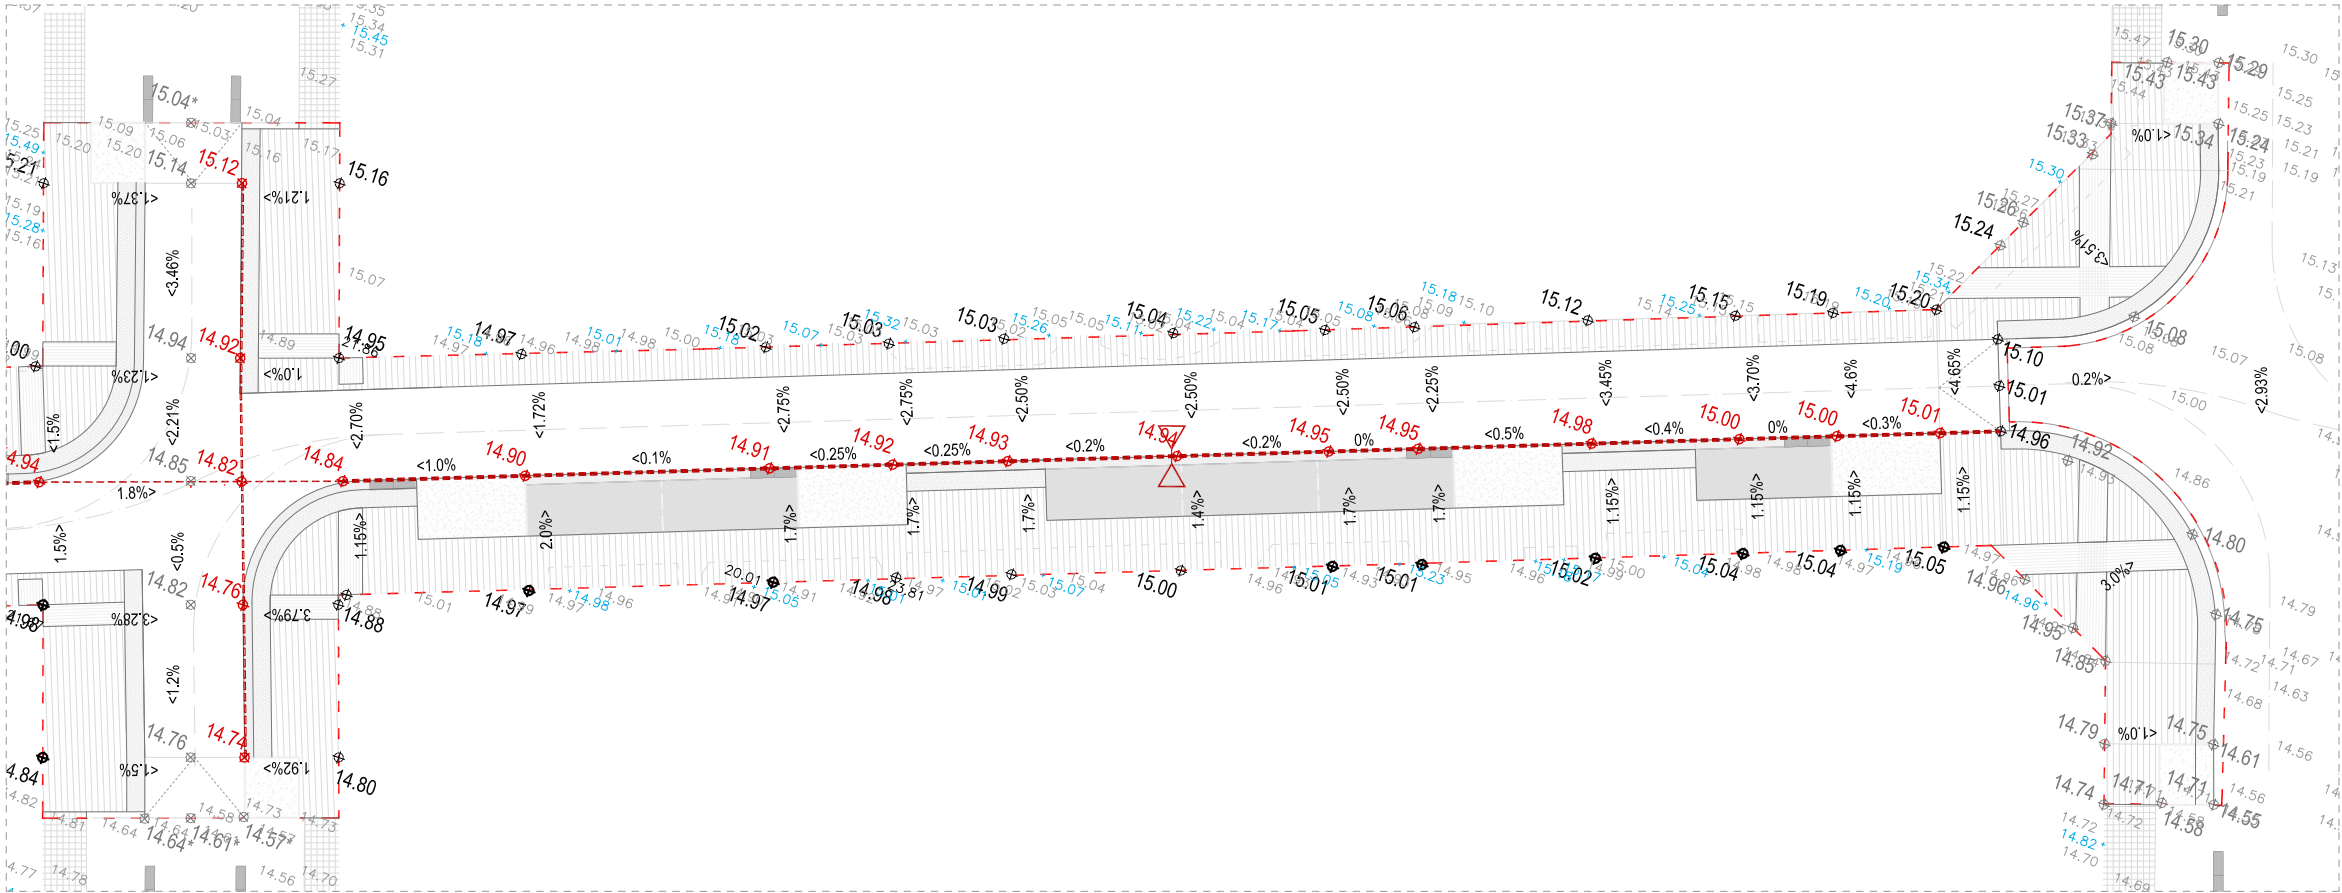

PLANTA ÀMBIT C

| ALTIMETRIA |                                                            |
|------------|------------------------------------------------------------|
| .00.00     | COTES D'ESTAT ACTUAL - (indicatives)                       |
| .00.00     | COTES DE MARXAPEUS - (es mantenen)                         |
| 00.00      | COTES PRINCIPALS. Cotes per a la definició geomètrica      |
| 00.00      | COTES SECUNDÀRIES. Cotes rasant (es mantenen o adapten)    |
| <0.0%      | PENDENT LONGITUDINAL (Pendent sobre aiguafons )            |
| <0.0%      | PENDENT TRANSVERSAL.                                       |
| 00.00*     | COTES LÍMIT DE PROJECTE. Cal adaptar-se a la cota existent |
|            | LÍNIA AIGUAFONS                                            |
|            | LÍNIA CANVI DE PLA                                         |

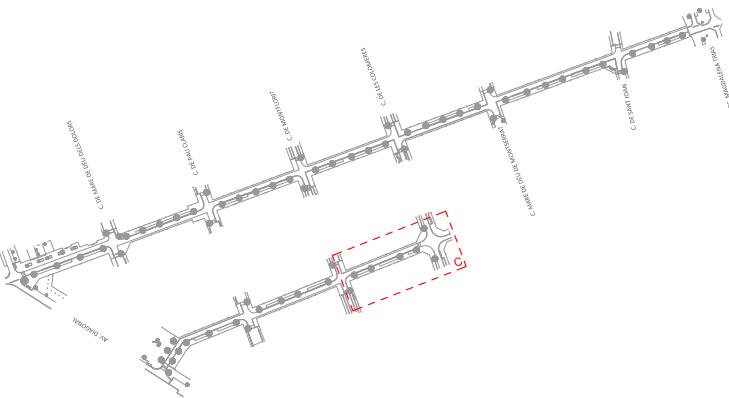

AMBIT D'ACTUACIÓ